


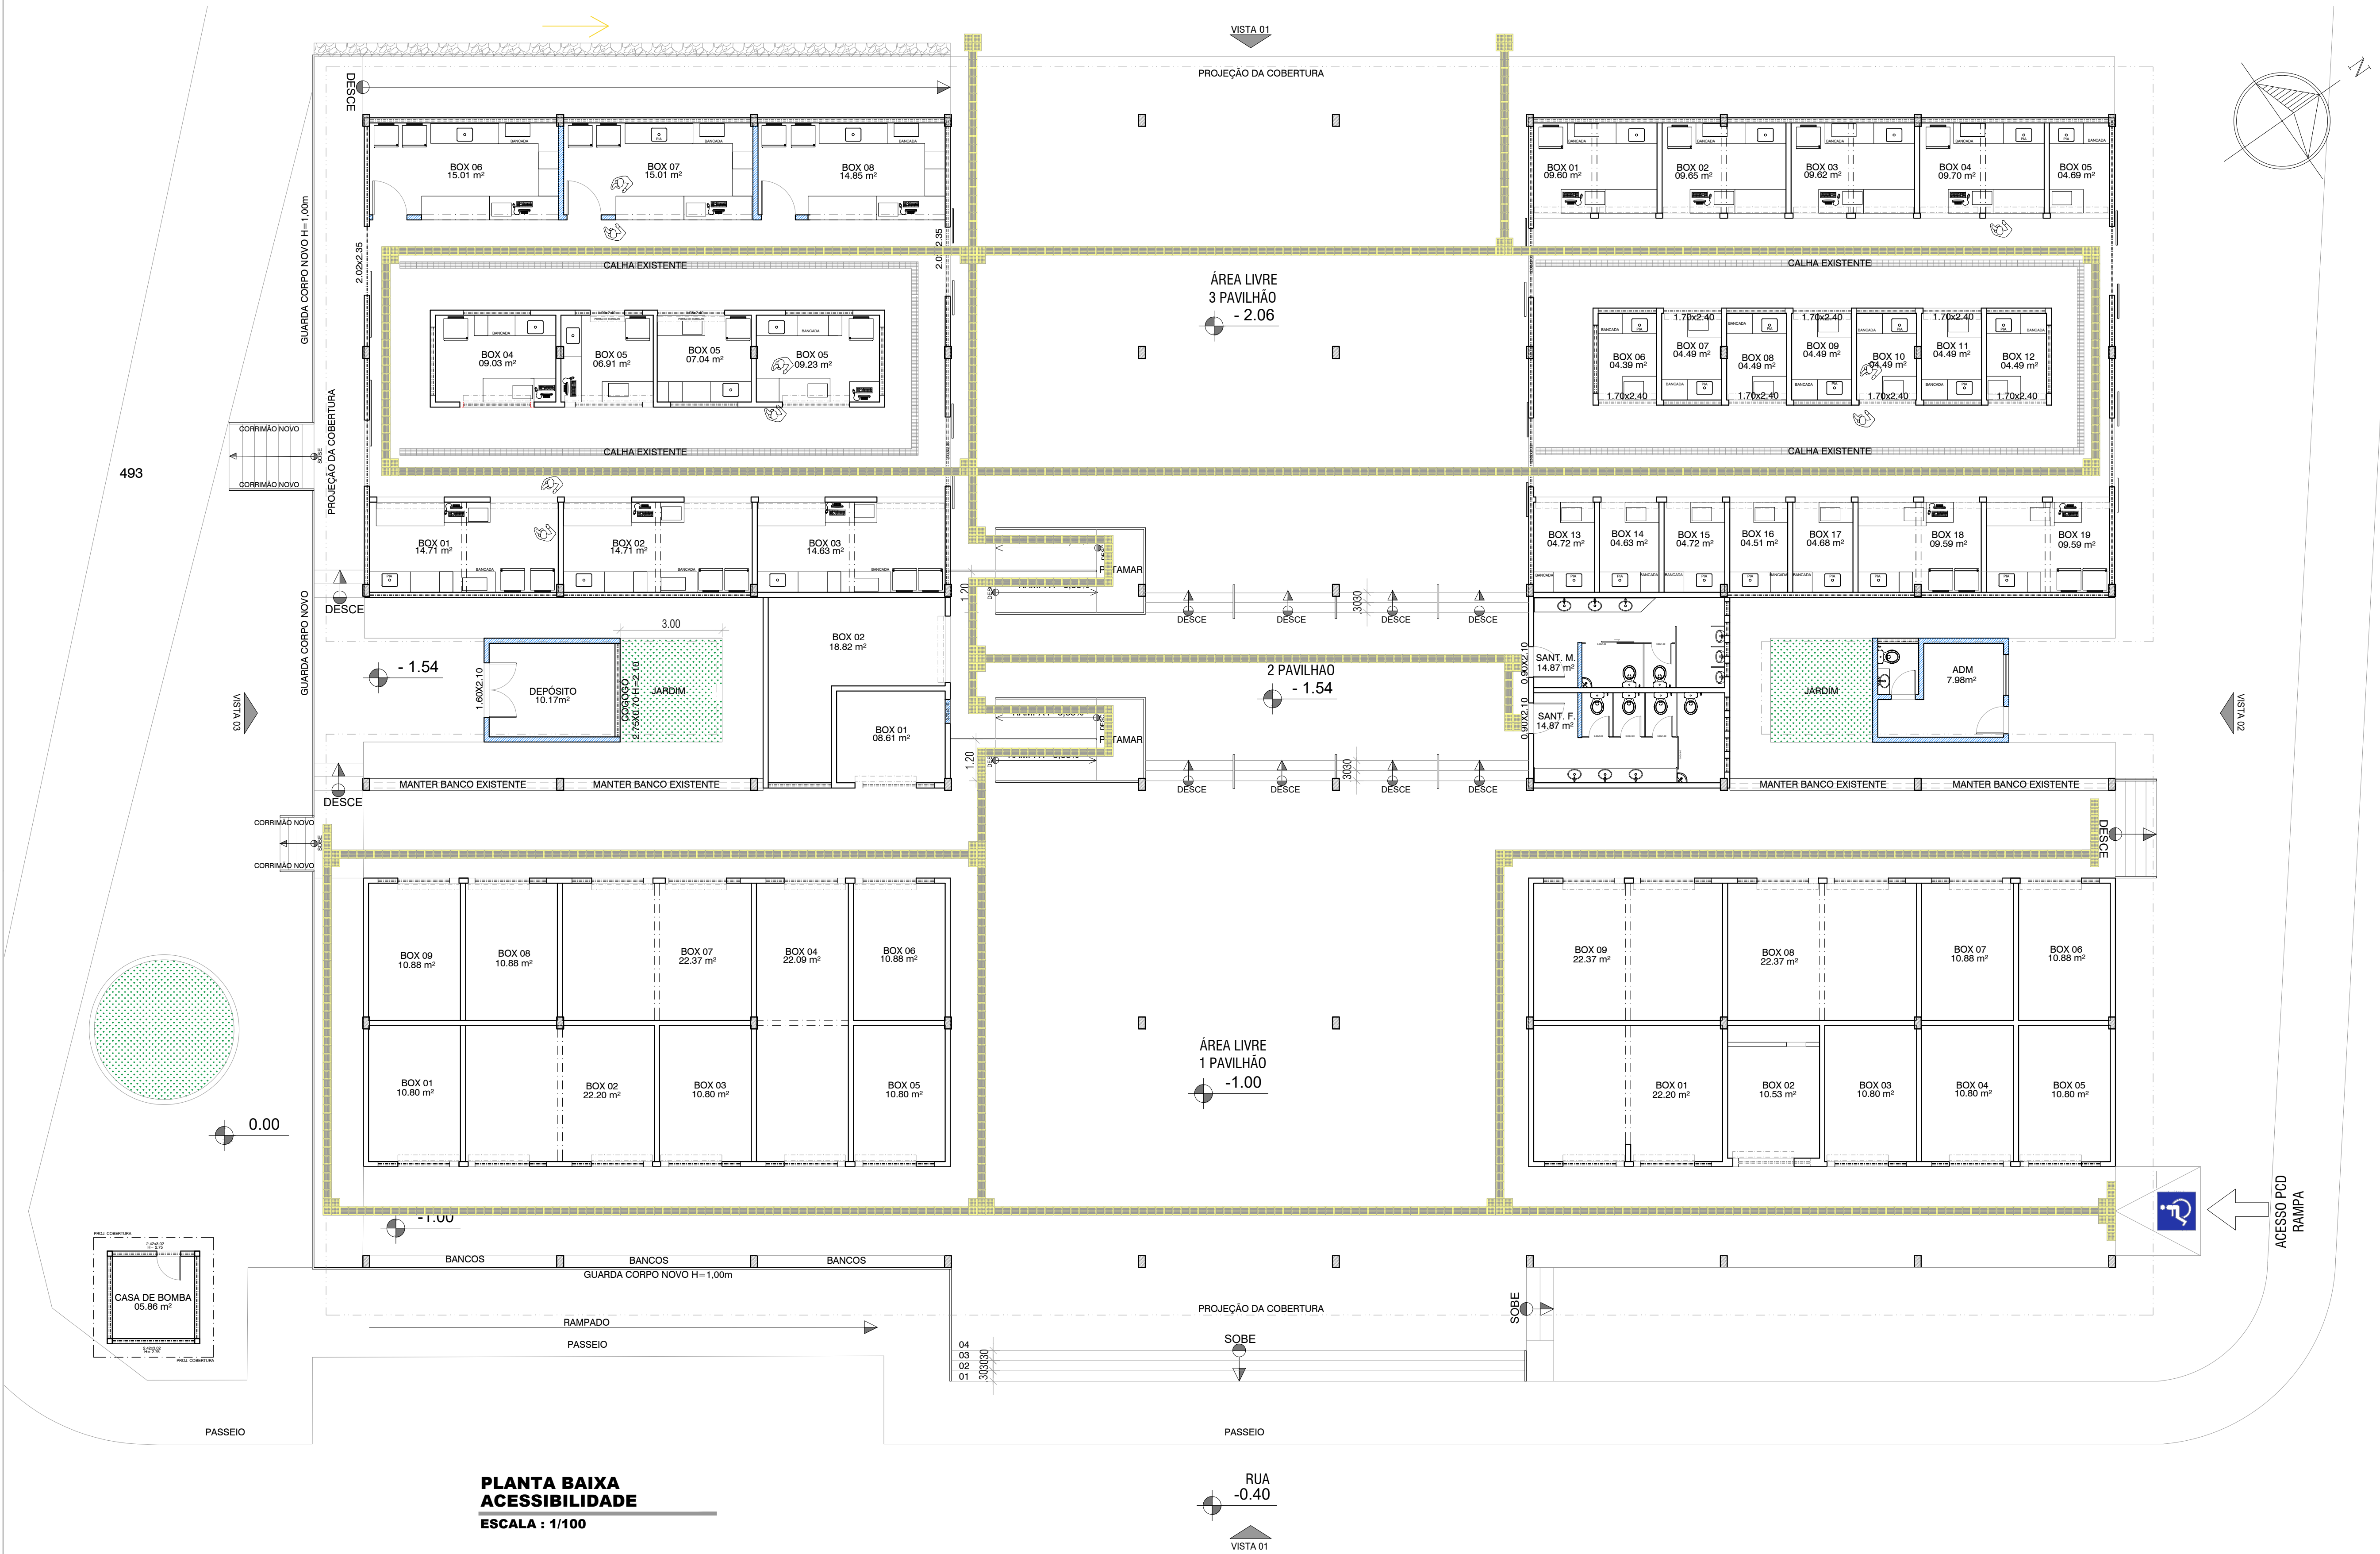


PLANTA BAIXA ACESSIBILIDADE
ESCALA : 1/100



CONSTRUART
ARQUITETURA CONTEMPORÂNEA

26

CONTEÚDO	PLANTA BAIXA ACESSIBILIDADE	ESCALA	1/100
PROPRIETÁRIO	PREFEITURA MUNICIPAL DE MAIRI	DATA	JAN 2024
ENDEREÇO	DISTRITO DO ANGICO - MAIRI/BA	REVISÃO	
CONFERIR MEDIDAS NO LOCAL E EM CASO DE DÚVIDAS CONSULTAR A ARQUITETA ANTES DA EXECUÇÃO			
SILVANA MESSIAS DE FIGUEIREDO FERRERA CREA 27404/O e-mail: messiasferrera@yahoo.com.br			

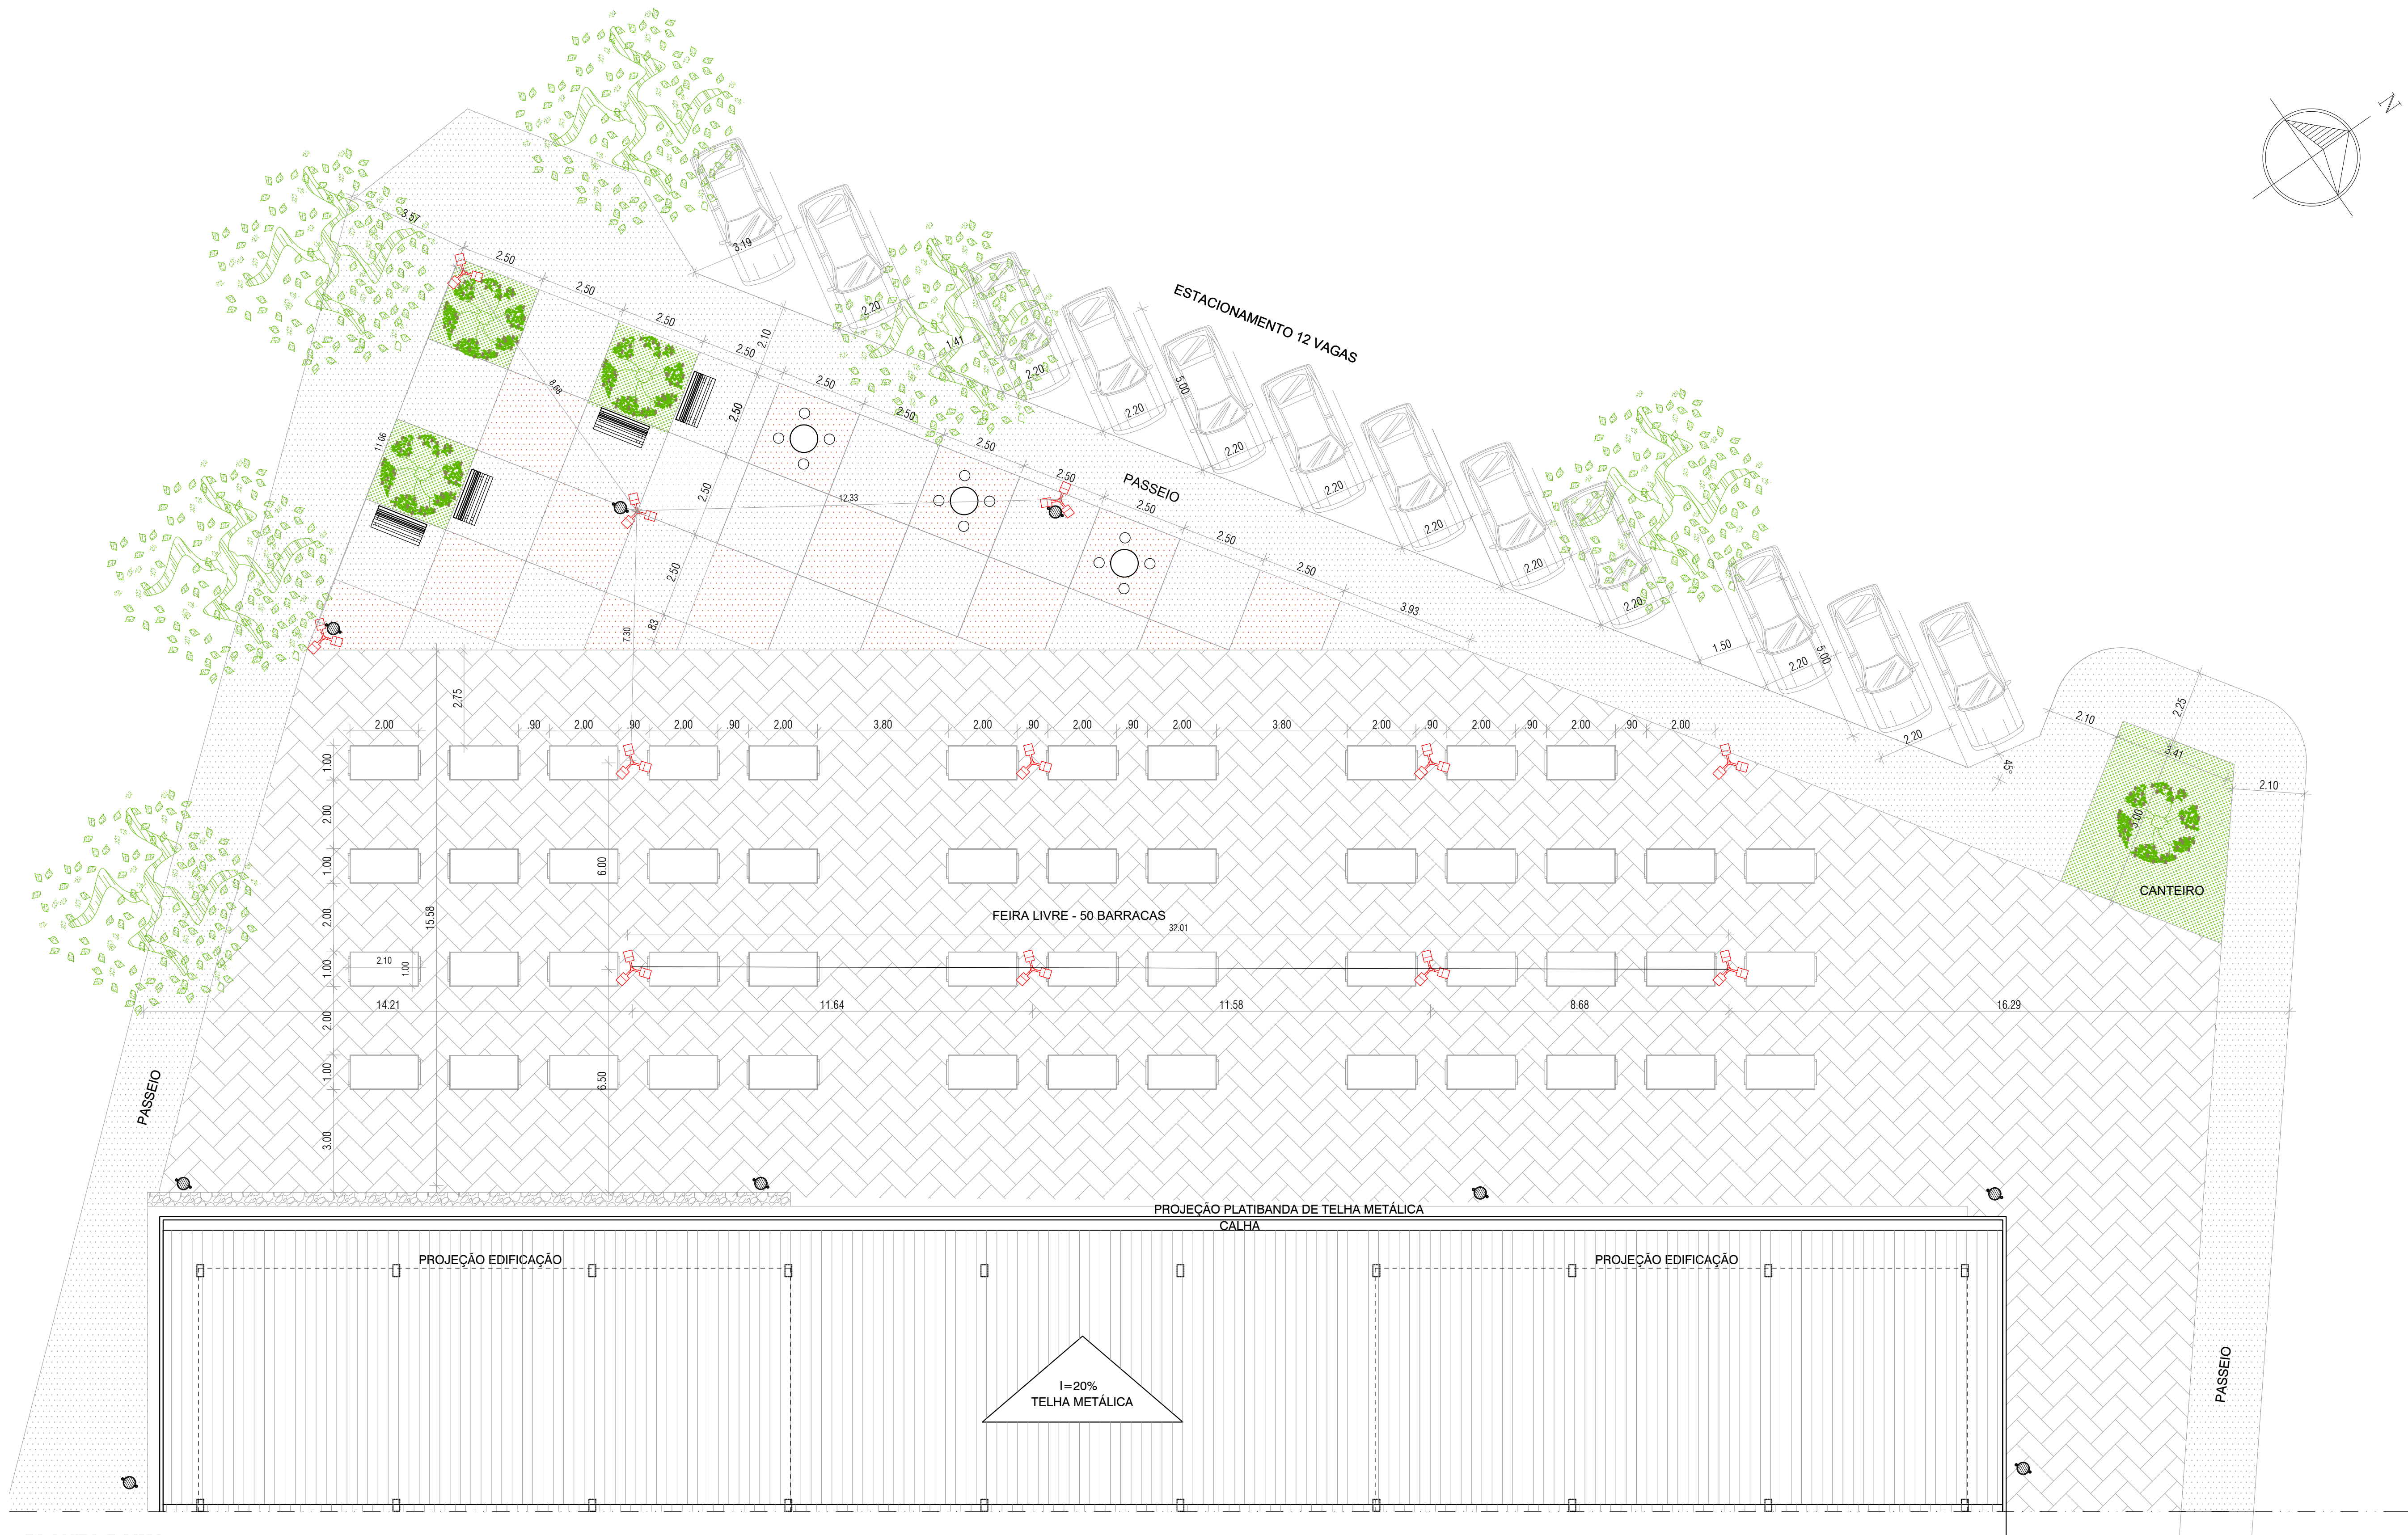

PLANTA BAIXA
FEIRA LIVRE
ESCALA : 1/100

LEGENDA MOBILIÁRIOS E EQUIPAMENTOS EXTERNOS		
IMAGEM	DESCRIÇÃO	QUANT.
	BANCO DE MADEIRA	04 und
	LIXEIRA	10 und
	MESA E BANCOS	03 und
	POSTE ALTO H=8,0m COM 3 BRAÇOS	12 und
	BARRACAS METÁLICAS PARA FEIRA	50 und


LEGENDA PAISAGISMO		
SÍMBOLO	DESCRIÇÃO	QUANTIDADE
	IPÊ ROXO / AMARELO	04 UND
	ÁRVORE EXISTENTE	09 UND
	GRAMA SÃO CARLOS	27,21m²




CONSTRUART
ARQUITETURA CONTEMPORÂNEA

27

CONTEÚDO	PLANTA BAIXA - FEIRA LIVRE E PRACA DE CONVIVENCIA	ESCALA	1/100
PROPRIETARIO	PREFEITURA MUNICIPAL DE MAIRI	DATA	JAN 2024
ENDEREÇO	DISTRITO DO ANGICO - MAIRI/BA	REVISÃO	
CONFERIR MEDIDAS NO LOCAL E EM CASO DE DÚVIDAS CONSULTAR A ARQUITETA ANTES DA EXECUÇÃO			
SILVANA MESSIAS DE FIGUEIREDO FERRERA CREA 27404/O e-mail: messiasferrera@yahoo.com.br			

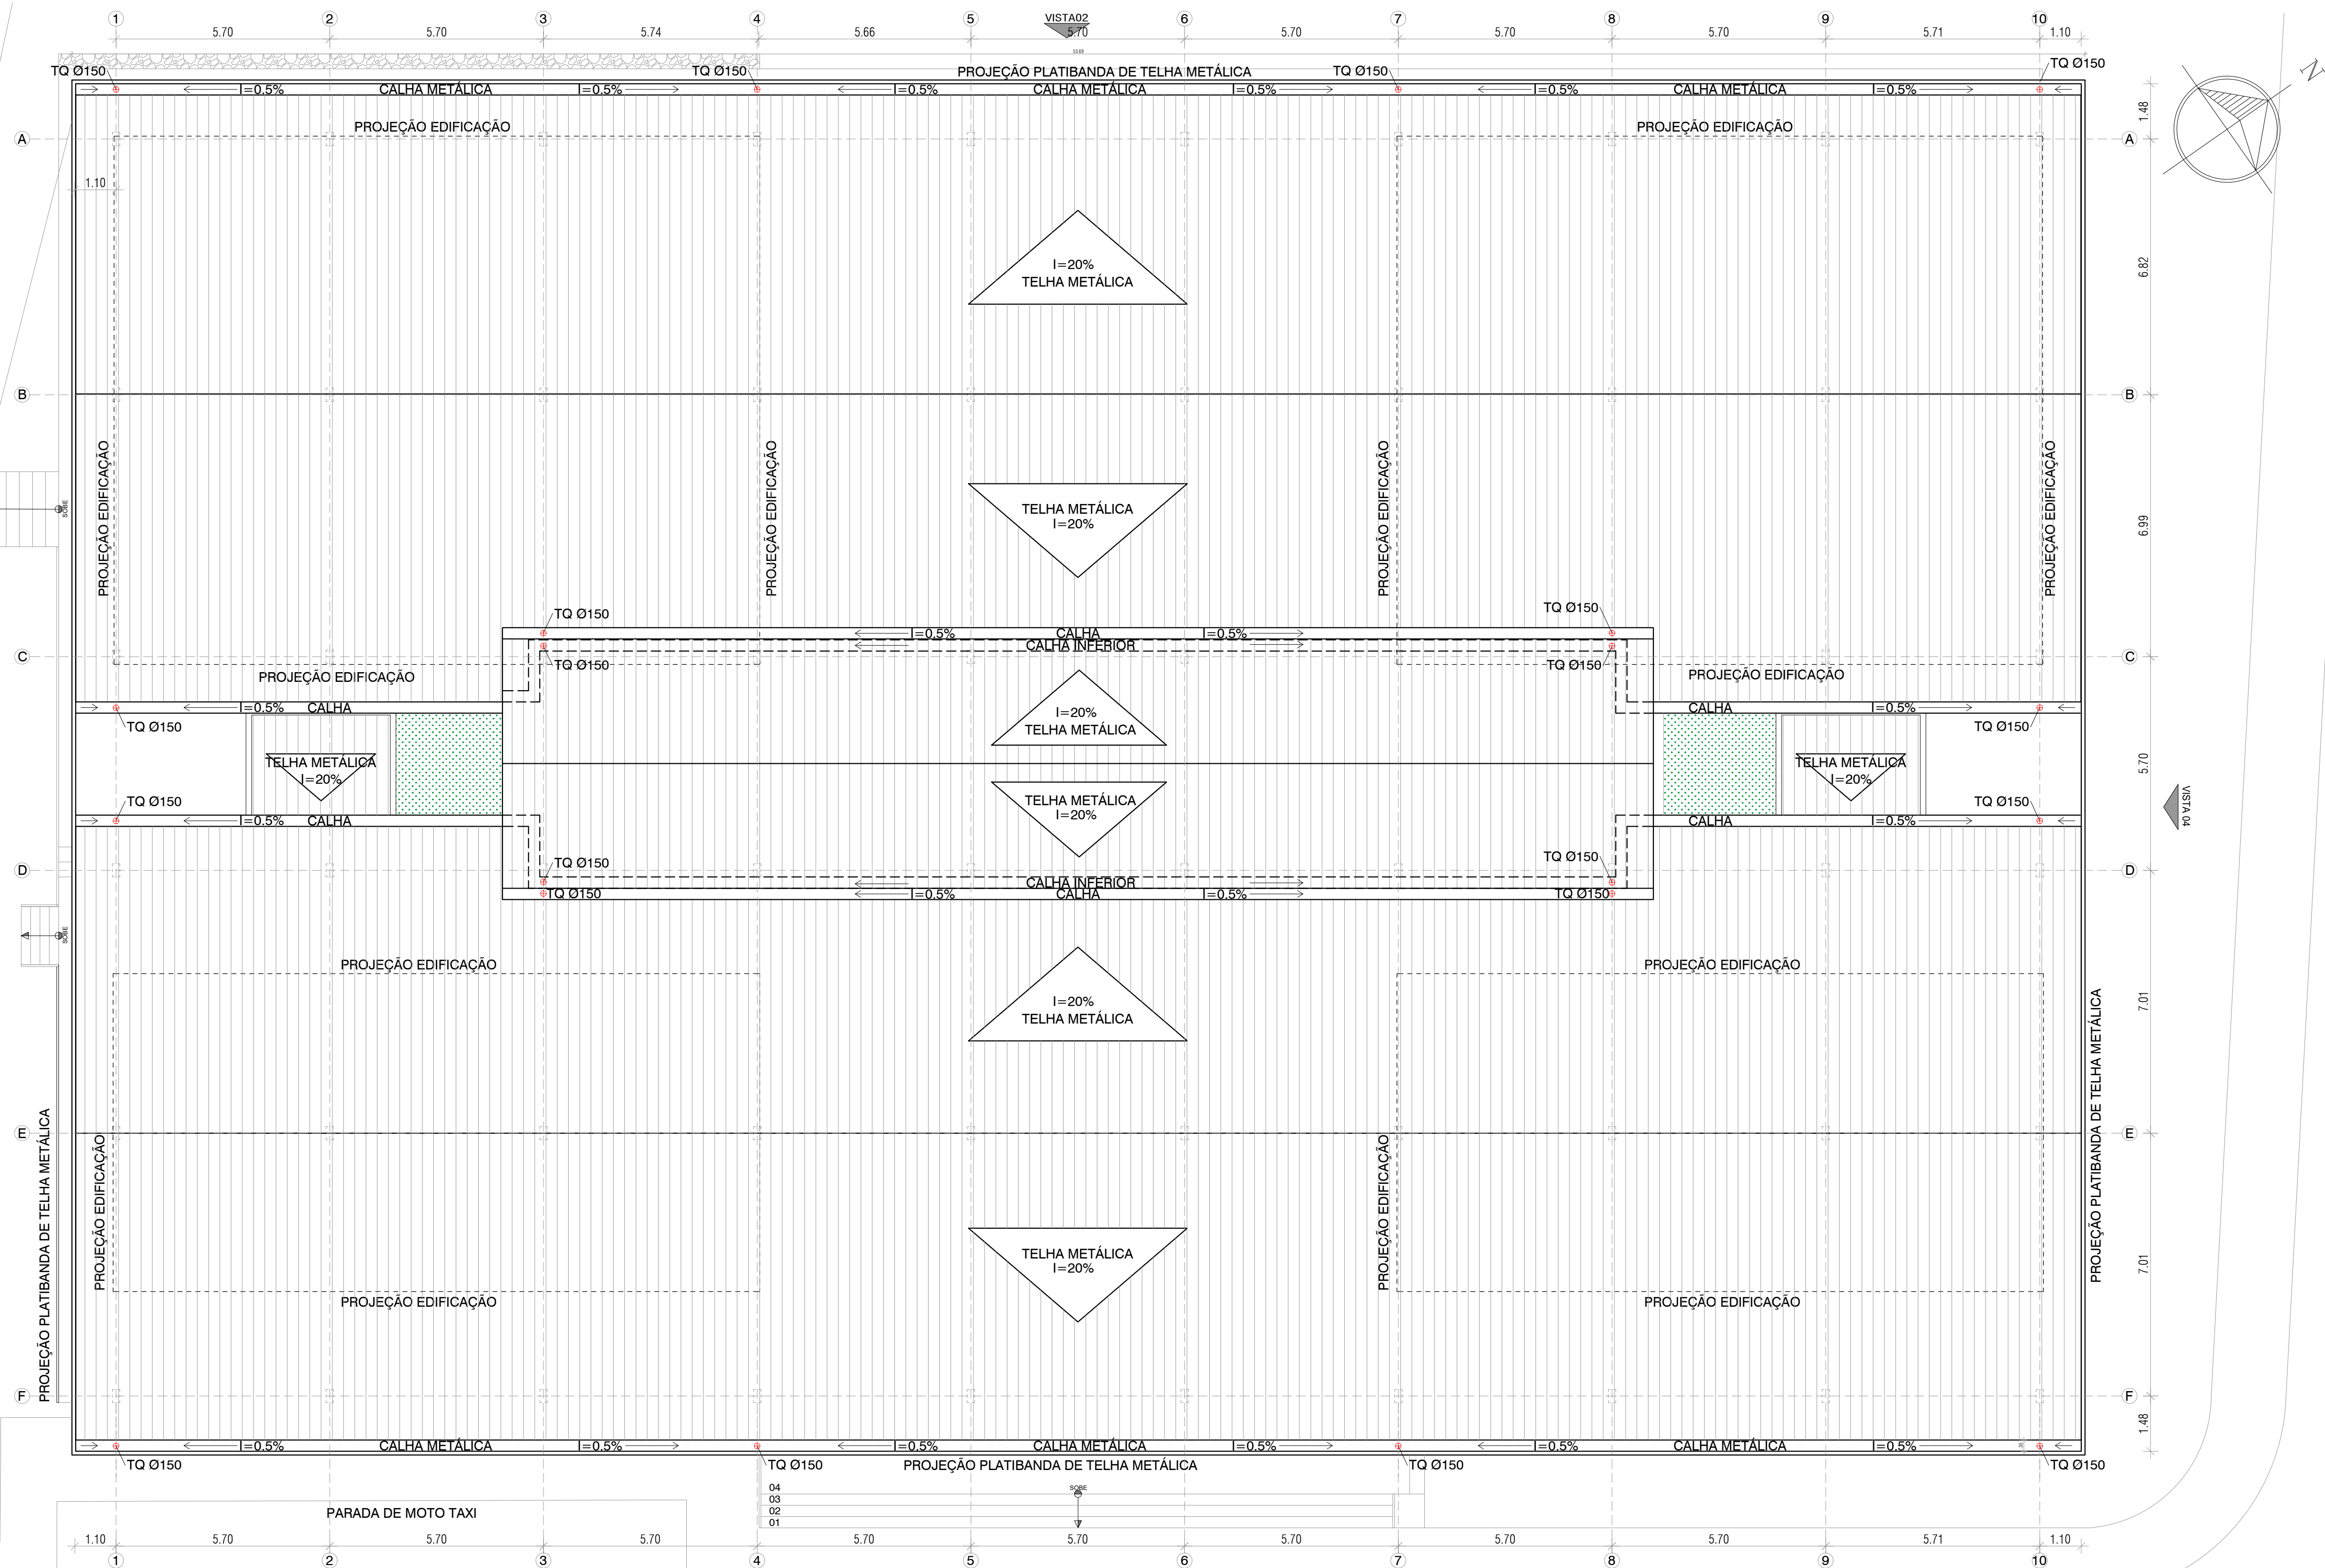

PLANTA DE COBERTURA
LOCALAO DAS CALHAS
ESCALA : 1/100

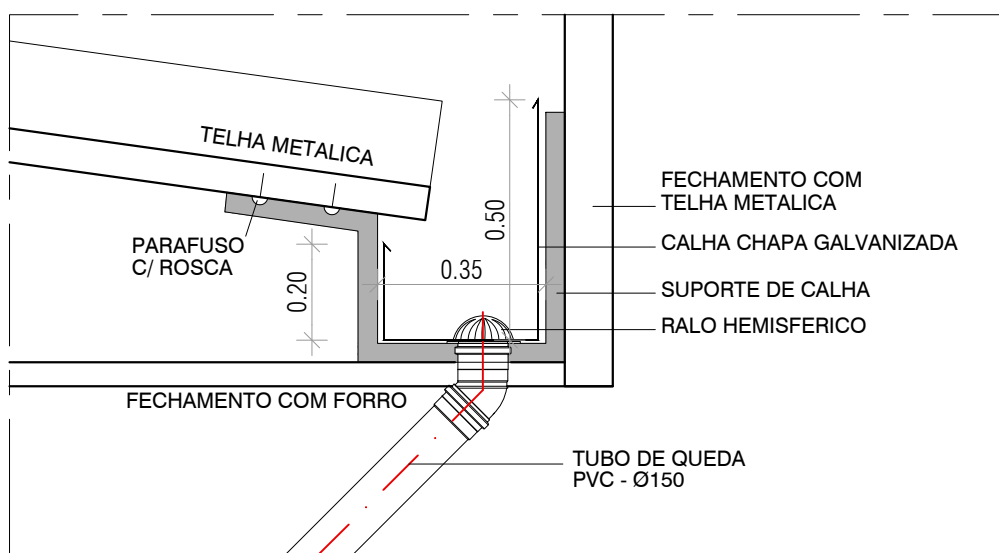

DETALHE
CORTE DA CALHA
ESCALA : 1/125




CONSTRUART
ARQUITETURA CONTEMPORÂNEA

CONTEÚDO	PLANTA BAIXA DE COBERTURA - LOCALAO TUBOS QUEDA	ESCALA	1/100
PROPRIETÁRIO	PREFEITURA MUNICIPAL DE MAIRI	DATA	JAN 2024
ENDEREÇO	DISTRITO DO ANGICO - MAIRI/BA	REVISÃO	
CONFERIR MEDIDAS NO LOCAL E EM CASO DE DÚVIDAS CONSULTAR A ARQUITETA ANTES DA EXECUÇÃO			

SILVANA MESSIAS DE FIGUEIREDO FERREIRA CREA 27404/D e-mail: messiasferreira@yahoo.com.br




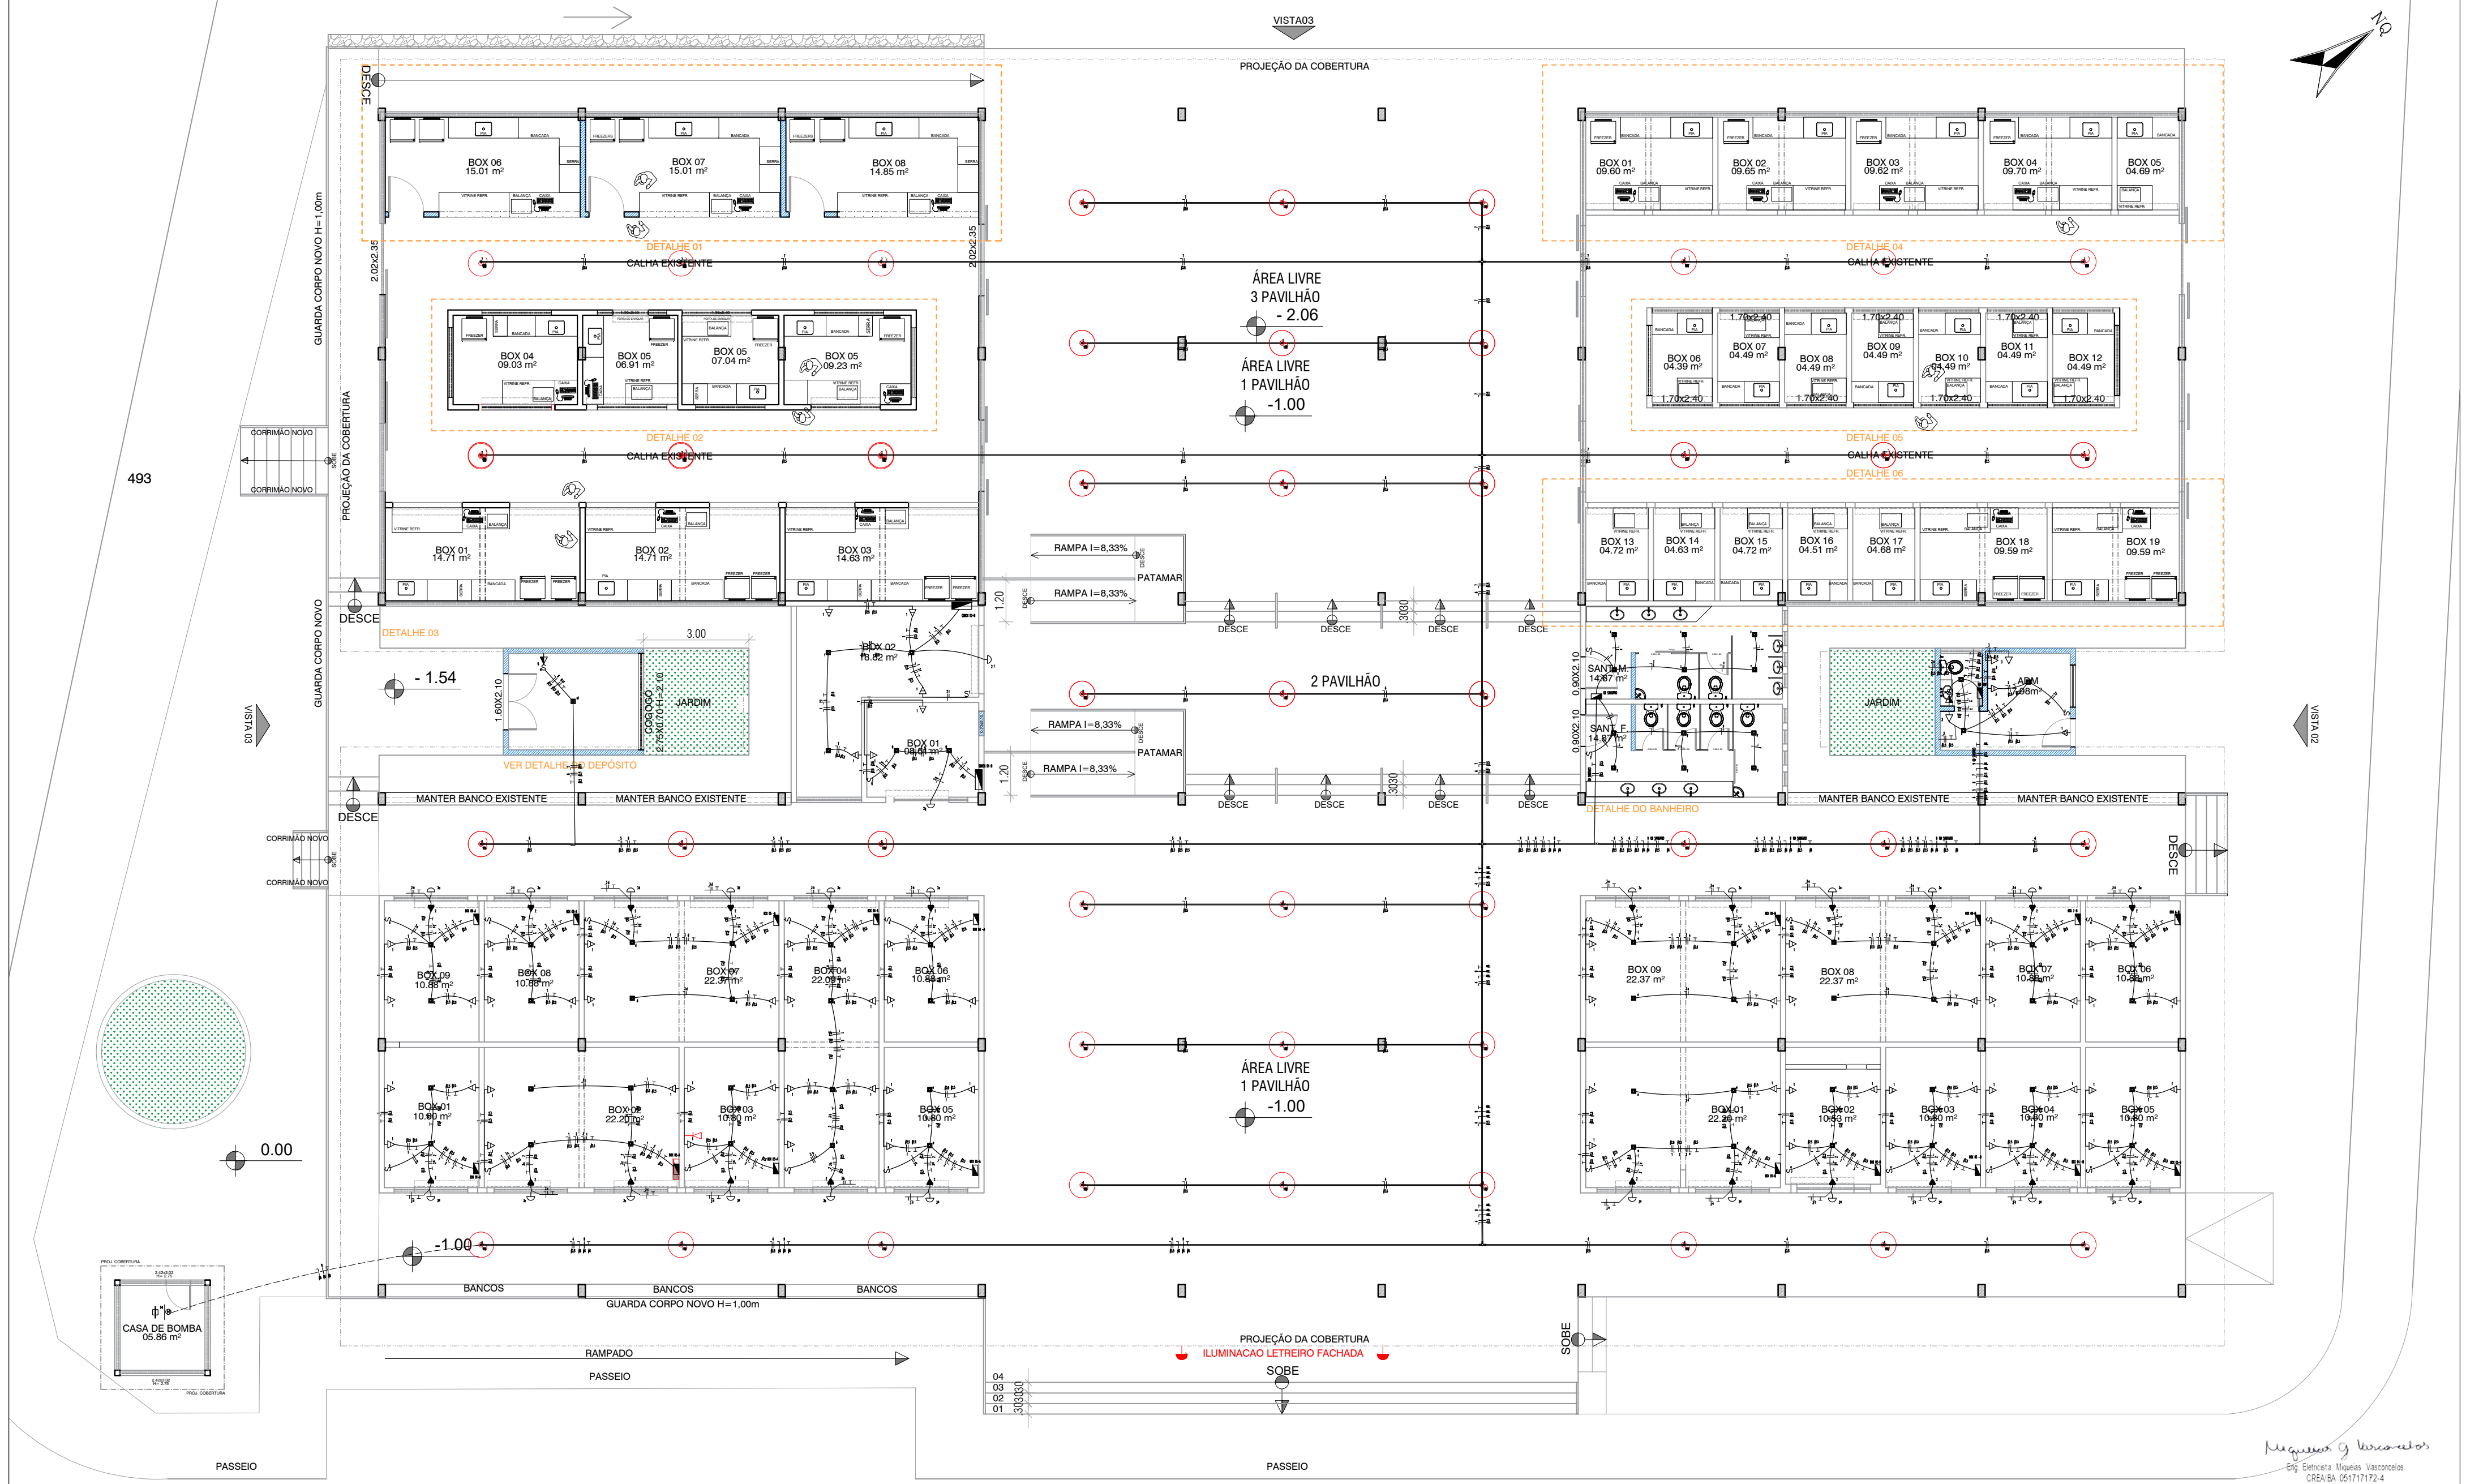

SÍMBOLO	DESCRIÇÃO	SÍMBOLO	DESCRIÇÃO
	INTERRUPTOR SIMPLES - H=120cm		TELEFONE/INTERNET - H=30cm
	TOMADA BAIXA - H=30cm		QUADRO DE ENERGIA - H=160cm
	TOMADA DUPLA - H=30cm		LUMINÁRIA PLAFOND H=250cm
	TOMADA DE PISO 220V 20 AMP		LUMINÁRIA DE SOBREPÔR
	TOMADA MÉDIA - H=120cm		LUMINÁRIA DIRECIONAL
	- Motor		- Junção X 38x38mm
	- Junção T 38x38mm		- Saída com Lupa 1/2" 38x38mm
	- Duto aéreo perfurado C 25mmx25mm		PENDENTE INDUSTRIAL

PLANTA BAIXA
LOCAÇÃO PTS ELETRICOS
ESCALA : 1/125

VER DIAGRAMAS NA PRANCHA

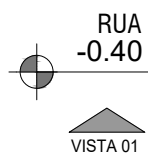

CONSTRUART
ARQUITETURA CONTEMPORÂNEA

REFORMA DO MERCADO MUNICIPAL DO ANGICO

CONTEÚDO PLANTA BAIXA PROJETO ELÉTRICO GERAL

PROPRIETÁRIO PREFEITURA MUNICIPAL DE MAIRI

ENDEREÇO DISTRITO DO ANGICO - MAIRI/BA

CONFERIR MEDIDAS NO LOCAL E EM CASO DE DÚVIDAS CONSULTAR A ARQUITETA ANTES DA EXECUÇÃO

Miquelias Vasconcelos
Eng. Eletricista Miquelias Vasconcelos
CREA/BA 051717172-4

ESCALA 1/125
DATA JAN/2024
REVISÃO

01

	- Anada
	- Uniplex 10000 Uniplex 10000
	- Pula 10 1 pole
	- Manera d'apla
	- Tenda 10m
	- Tenda 10' 10m
	- Tenda 10' 10m
CONSTRUART

ARQUITETURA CONTEMPORÂNEA

02

CONTEÚDO PLANTA DE DIAGRAMA E QUADRO DE CARGAS

PROPRIETÁRIO PREFEITURA MUNICIPAL DE MAIRI

ENDEREÇO **DISTRITO DO ANGICO - MAIRI/BA**


CONFERIR MEDIDAS NO LOCAL E EM CASO DE DÚVIDAS CONSULTAR A ARQUITETA ANTES DA EXECUÇÃO

----- SILVANA MESSIAS DE FIGUEIREDO FERREIRA CREA 27404/D e-mail: messiasferreira@yahoo.com.br

ESCALA 1/125

DATA JAN/2024

REVISÃO

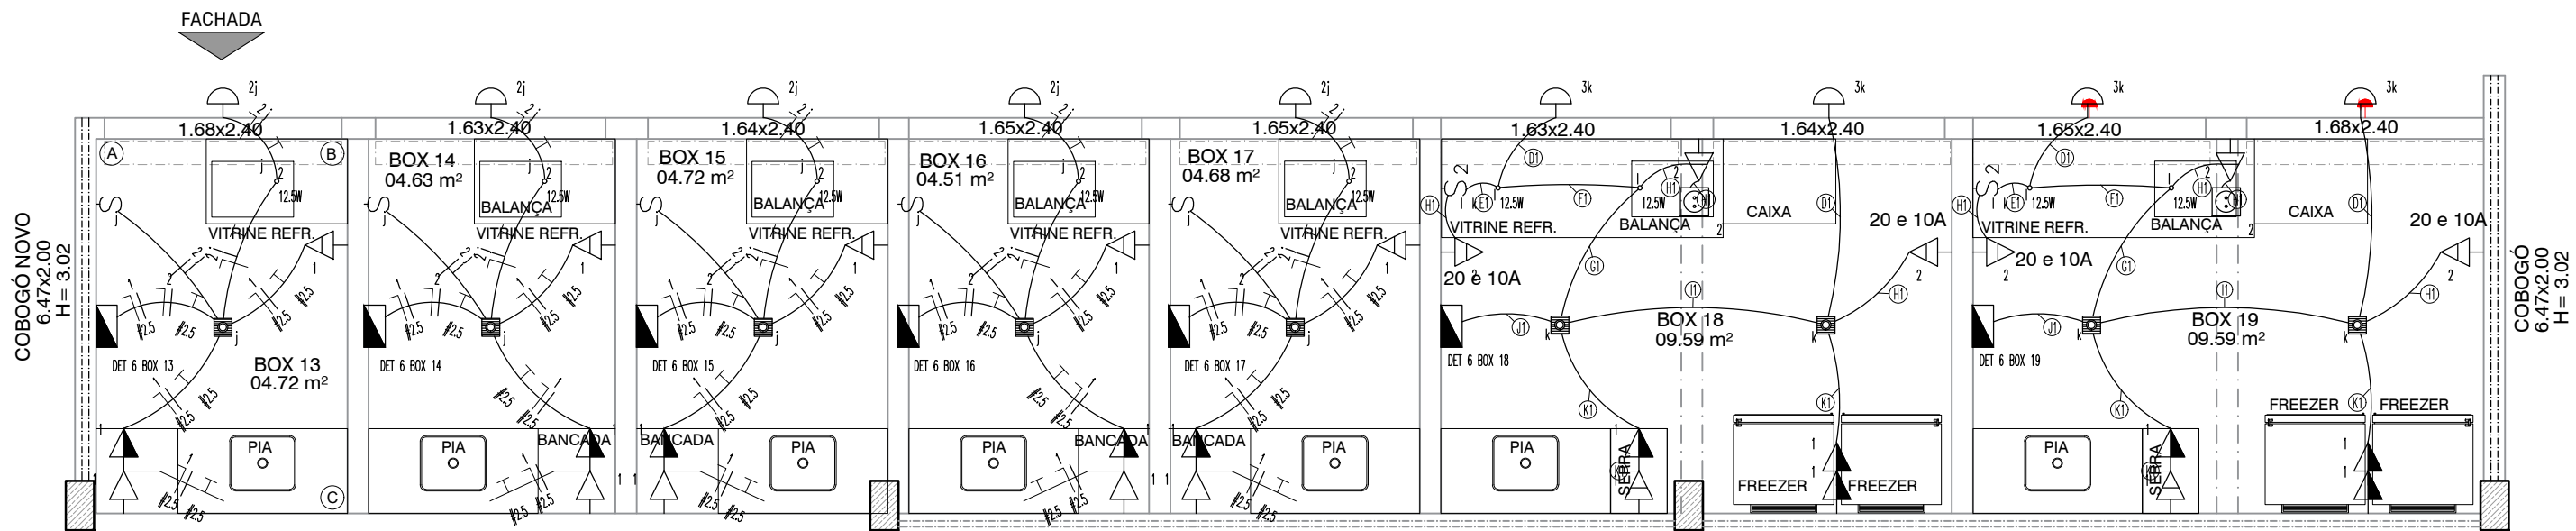

PLANTA BAIXA

ESCALA : 1/50

LEGENDA DA FIAÇÃO

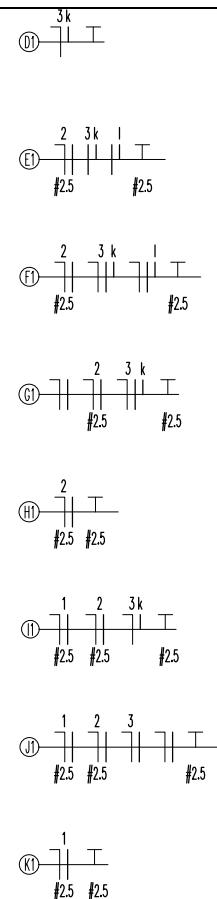


DIAGRAMA DETALHE 06 - BOX 13, 14, 15, 16, 17


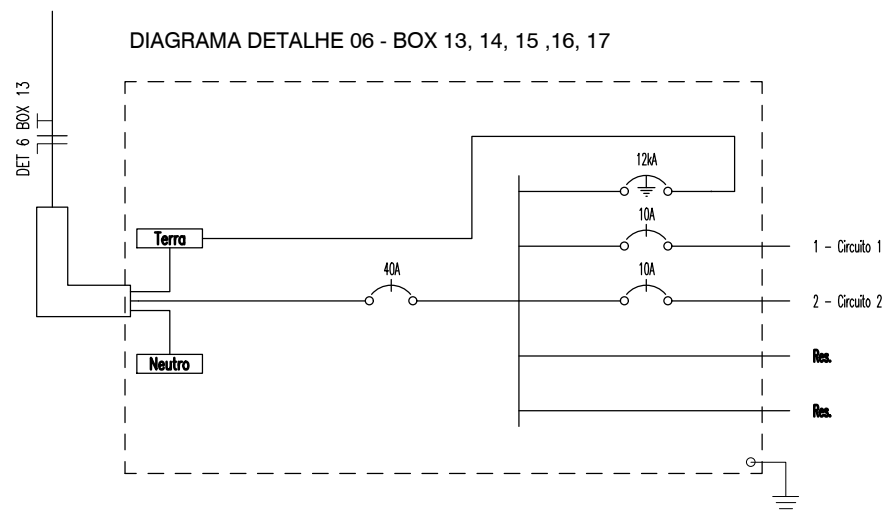


DIAGRAMA DETALHE 06 - BOX 18 E 19

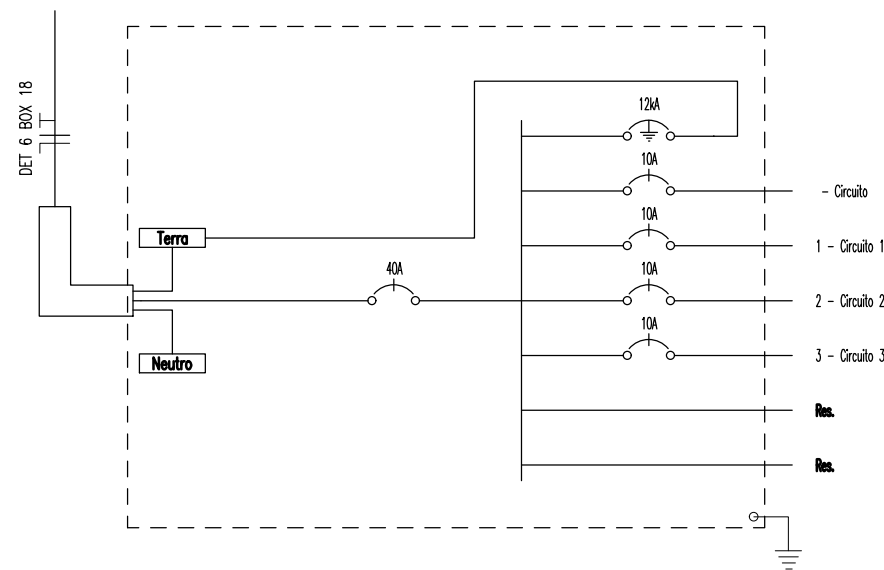

SÍMBOLO	DESCRIÇÃO	SÍMBOLO	DESCRIÇÃO
	INTERRUPTOR SIMPLES - H=120cm		TELEFONE/INTERNET - H=30cm
	TOMADA BAIXA - H=30cm		QUADRO DE ENERGIA - H=160cm
	TOMADA DUPLA - H=30cm		LUMINÁRIA P/LETREIRO H=250cm
	TOMADA DE PISO 220V 20 AMP		LUMINÁRIA DE SOBREPOR
	TOMADA MÉDIA - H=120cm		LUMINÁRIA DICROICA DIRECIONÁVEL
	- Motor		- Junção 'X' 38x38mm
	- Junção 'T' 38x38mm		- Saída com Luva 1/2" 38x38mm
	- Duto aéreo perfurado 'C' 25mmx25mm		PENDENTE INDUSTRIAL

Quadro de Cargas

DETALHE 06 – BOX 13, 14, 15, 16, 17																		
Circ.	Descrição	Iluminação				Tomadas			Pot. W	Pot. V.A	Demanda (%)	Fat. Pot.	Corr. A	Fases	Prot. A	Cond. mm2	Fases ABC	Obs.
		7.5W	12.5W	40W		150W	300W											
1	Circuito 1					2	1		600.0	750.0	100%	0.80	3.41	1	10A	2.5	A	Obs.:
2	Circuito 2	1	1	1					60.0	63.2	100%	0.95	0.29	1	10A	1.5	A	Obs.:
RES.	Circuito Reserva																	–
RES.	Circuito Reserva																	–
Total		1	1	1		2	1		660.0	813.2								
Aliment.	C=2.8m QT=2%								660.0	813.2	100%	0.81	3.70	1				–
Potência Demandada: 100% (660.0 W) (813.2 V.A)																		
Corrente nas Fases: A=3.7A																		

Quadro de Cargas

Quadro de Cargas																	
DETALHE 06 – BOX 18 E 19																	
Circ.	Descrição	Iluminação				Tomadas		Pot. W	Pot. V.A	Demanda (%)	Fat. Pot.	Corr. A	Fases	Prot. A	Cond. mm2	Fases ABC	Obs.
		7.5W	12.5W	40W		150W	300W										
	Circuito		2					25.0	26.3	100%	0.95	0.12	1	10A	1.5	A	Obs.:
1	Circuito 1					3	1	750.0	937.5	100%	0.80	4.26	1	10A	2.5	A	Obs.:
2	Circuito 2					1	3	1050.0	1275.0	100%	0.80*	5.80	1	10A	2.5	A	Obs.:
3	Circuito 3	2		2				95.0	100.0	100%	0.95	0.45	1	10A	1.5	A	Obs.:
RES.	Circuito Reserva																–
RES.	Circuito Reserva																–
Total		2	2	2		4	4	1920.0	2338.8								
Aliment.	C=2.8m QT=2%							1920.0	2338.8	100%	0.82	10.60	1				–
Potência Demandada: 100% (1920.0 W) (2338.8 V.A)																	
Corrente nas Fases: A=10.6A																	

Miqueias G Vasconcelos
Eng. Eletricista Miqueias Vasconcelos
CREA/BA 051717172-4



CONSTRUART

ARQUITETURA CONTEMPORÂNEA

REFORMA DO MERCADO MUNICIPAL DO ANGICO

CONTEÚDO DETALHAMENTO ELÉTRICO - BOXES AÇOUGUE

ESCALA 1/50

PROPRIETÁRIO PREFEITURA MUNICIPAL DE MAIRI

DATA JAN/2024


ENDEREÇO DISTRITO DO ANGICO - MAIRI/BA

REVISÃO

CONFERIR MEDIDAS NO LOCAL E EM CASO DE DÚVIDAS CONSULTAR A ARQUITETA ANTES DA EXECUÇÃO

SILVANA MESSIAS DE FIGUEIREDO FERREIRA CREA 27404/D e-mail: messiasferreira@yahoo.com.br

03

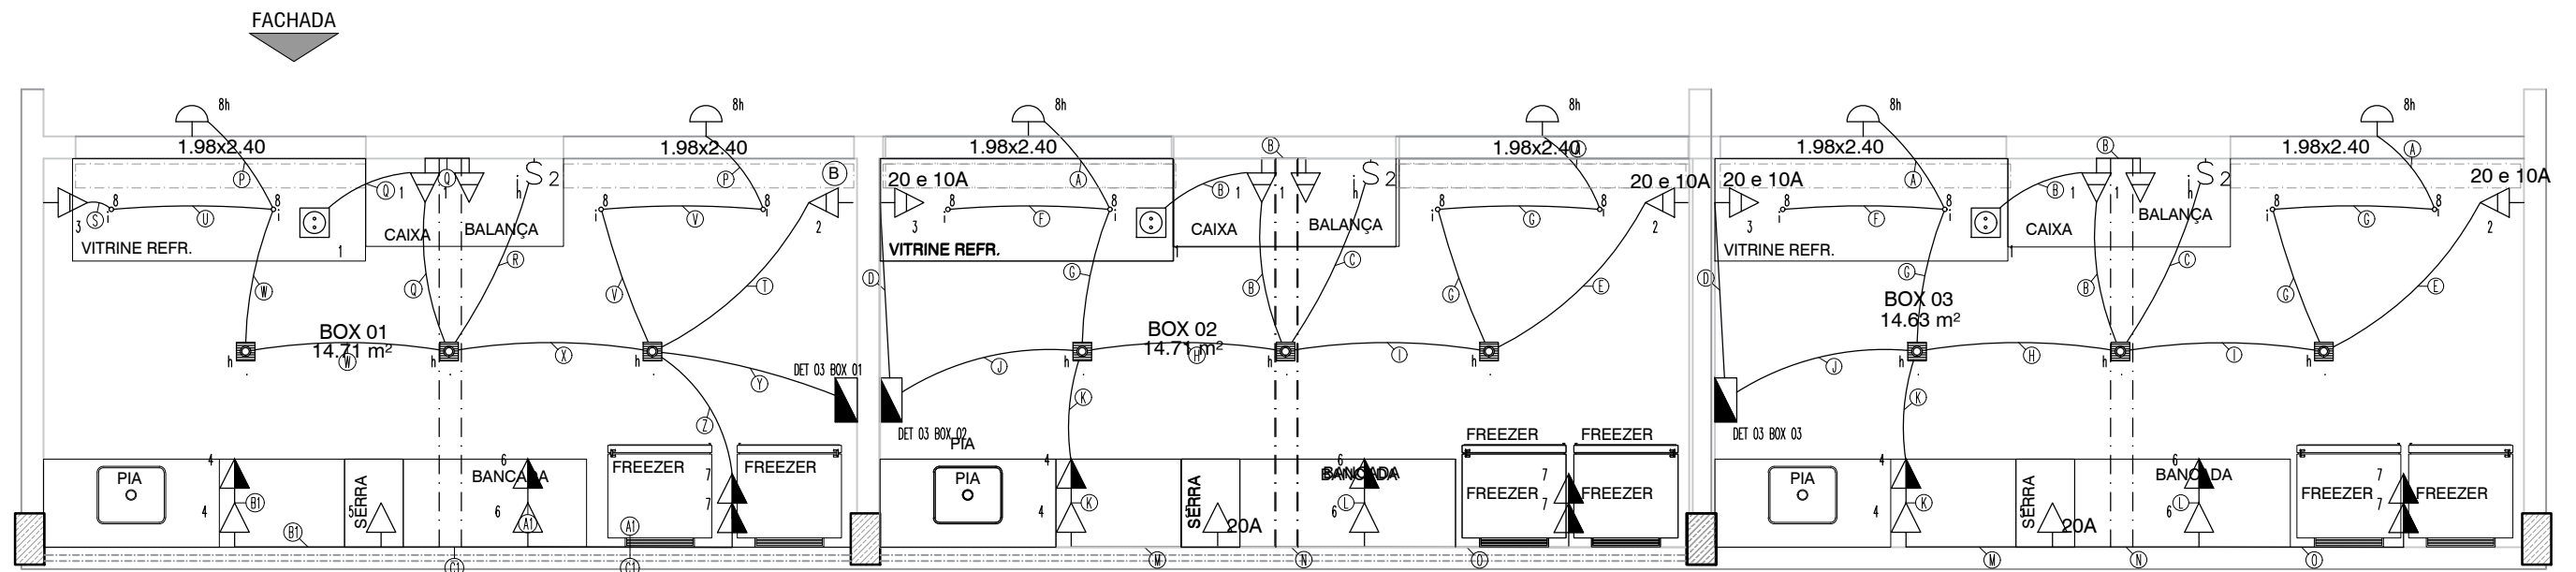

PLANTA BAIXA
ESCALA : 1/50

LEGENDA DA FIAÇÃO


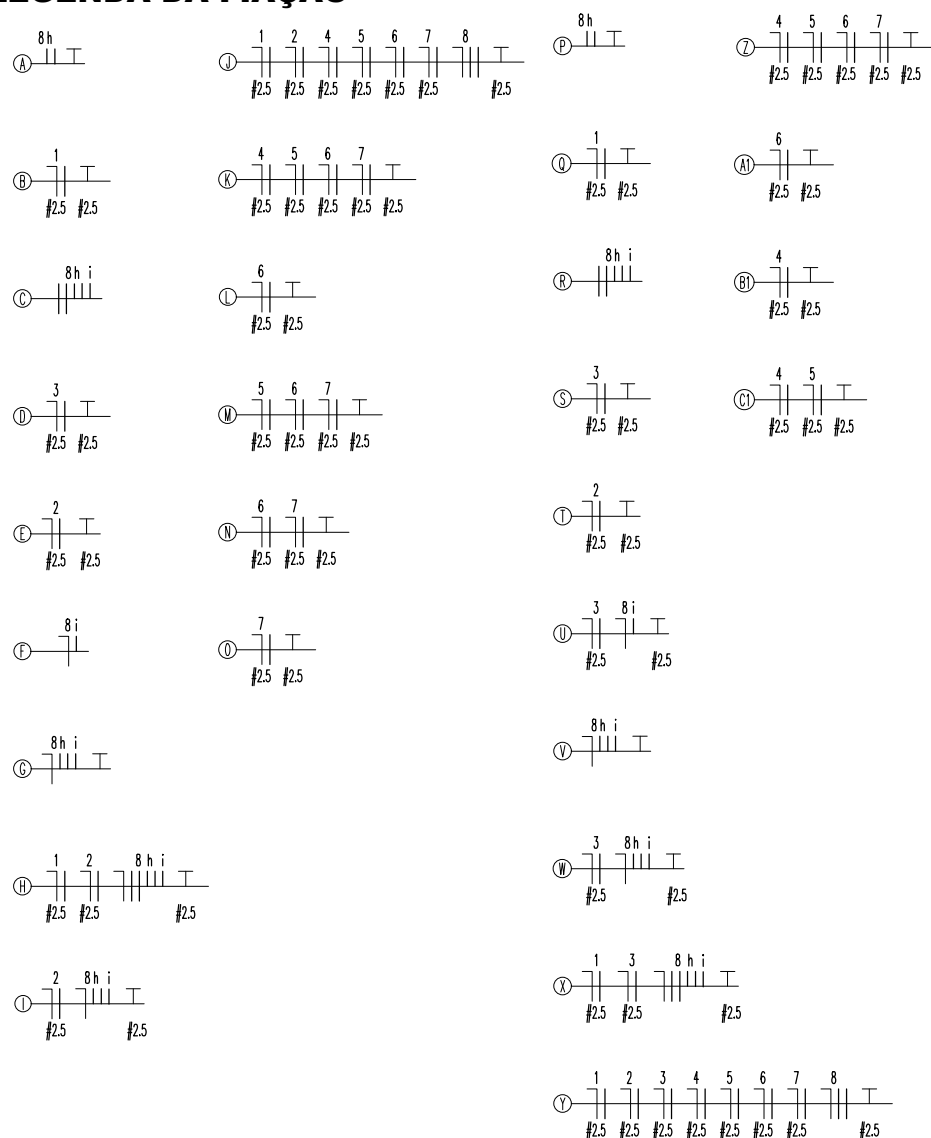


DIAGRAMA DETALHE 03 - BOX 1,2 e 3

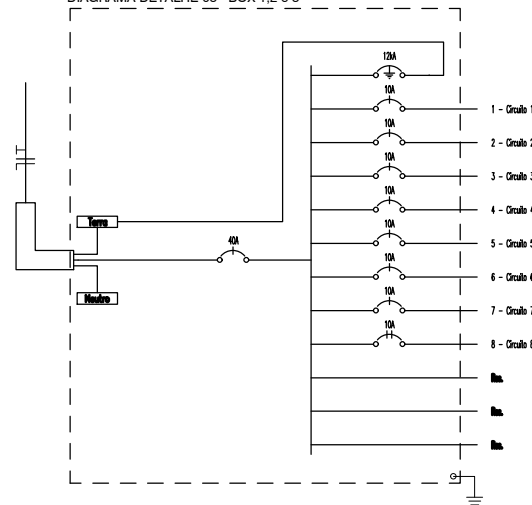

SÍMBOLO	DESCRIÇÃO	SÍMBOLO	DESCRIÇÃO
	INTERRUPTOR SIMPLES - H=120cm		TELEFONE/INTERNET - H=30cm
	TOMADA BAIXA - H= 30cm		QUADRO DE ENERGIA - H=160cm
	TOMADA DUPLA - H= 30cm		LUMINÁRIA P/LETREIRO H=250cm
	TOMADA DE PISO 220V 20 AMP		LUMINÁRIA DE SOBREPOR
	TOMADA MÉDIA - H=120cm		LUMINÁRIA DICROICA DIRECIONÁVEL
	- Motor		- Junção 'X' 38x38mm
	- Junção 'T' 38x38mm		- Saída com Luva 1/2" 38x38mm
	- Duto aéreo perfurado 'C' 25mmx25mm		PENDENTE INDUSTRIAL

Quadro de Cargas														
DETALHE 03 - BOX 1,2 e 3														
Circ.	Descrição	Iluminação			Tomadas		Pot. W	Pot. V.A	Demanda (%)	Fot. Pot.	Corr. A	Fases	Prot. A	Obs.
		7.5W	12.5W	40W	150W	300W								
1	Circuito 1				1	2	750.0	900.0	100%	0.80*	4.09	1	10A	Obs.:
2	Circuito 2					1	300.0	375.0	100%	0.80	1.70	1	10A	Obs.:
3	Circuito 3					1	300.0	375.0	100%	0.80	1.70	1	10A	Obs.:
4	Circuito 4				2		300.0	375.0	100%	0.80	1.70	1	10A	Obs.:
5	Circuito 5				1		150.0	187.5	100%	0.80	0.85	1	10A	Obs.:
6	Circuito 6				2		300.0	375.0	100%	0.80	1.70	1	10A	Obs.:
7	Circuito 7				2		300.0	375.0	100%	0.80	1.70	1	10A	Obs.:
8	Circuito 8	3	4	2			152.5	160.5	100%	0.95	0.42	2	10A	Obs.:
RES.	Circuito Reserva													-
RES.	Circuito Reserva													-
RES.	Circuito Reserva													-
Total		3	4	2	8	4	2552.5	3123.0						
Aliment.	C=2.8m QT=2%						2497.3	3055.4	100%	0.82	13.90	1		-
Potência Demandada: 100% (2552.5 W) (3123.0 V.A)														
Corrente nas Fases: A=13.9A														


Eng. Eletricista Miqueias Vasconcelos
CREA/BA 051717172-4



CONSTRUART
ARQUITETURA CONTEMPORÂNEA


REFORMA DO MERCADO MUNICIPAL DO ANGICO

CONTEÚDO	DETALHAMENTO ELÉTRICO - BOXES AÇOUGUE	ESCALA	1/50
PROPRIETÁRIO	PREFEITURA MUNICIPAL DE MAIRI	DATA	JAN/2024
ENDEREÇO	DISTRITO DO ANGICO - MAIRI/BA	REVISÃO	
CONFERIR MEDIDAS NO LOCAL E EM CASO DE DÚVIDAS CONSULTAR A ARQUITETA ANTES DA EXECUÇÃO			
----- SILVANA MESSIAS DE FIGUEIREDO FERREIRA CREA 27404/D e-mail: messiasferreira@yahoo.com.br -----			

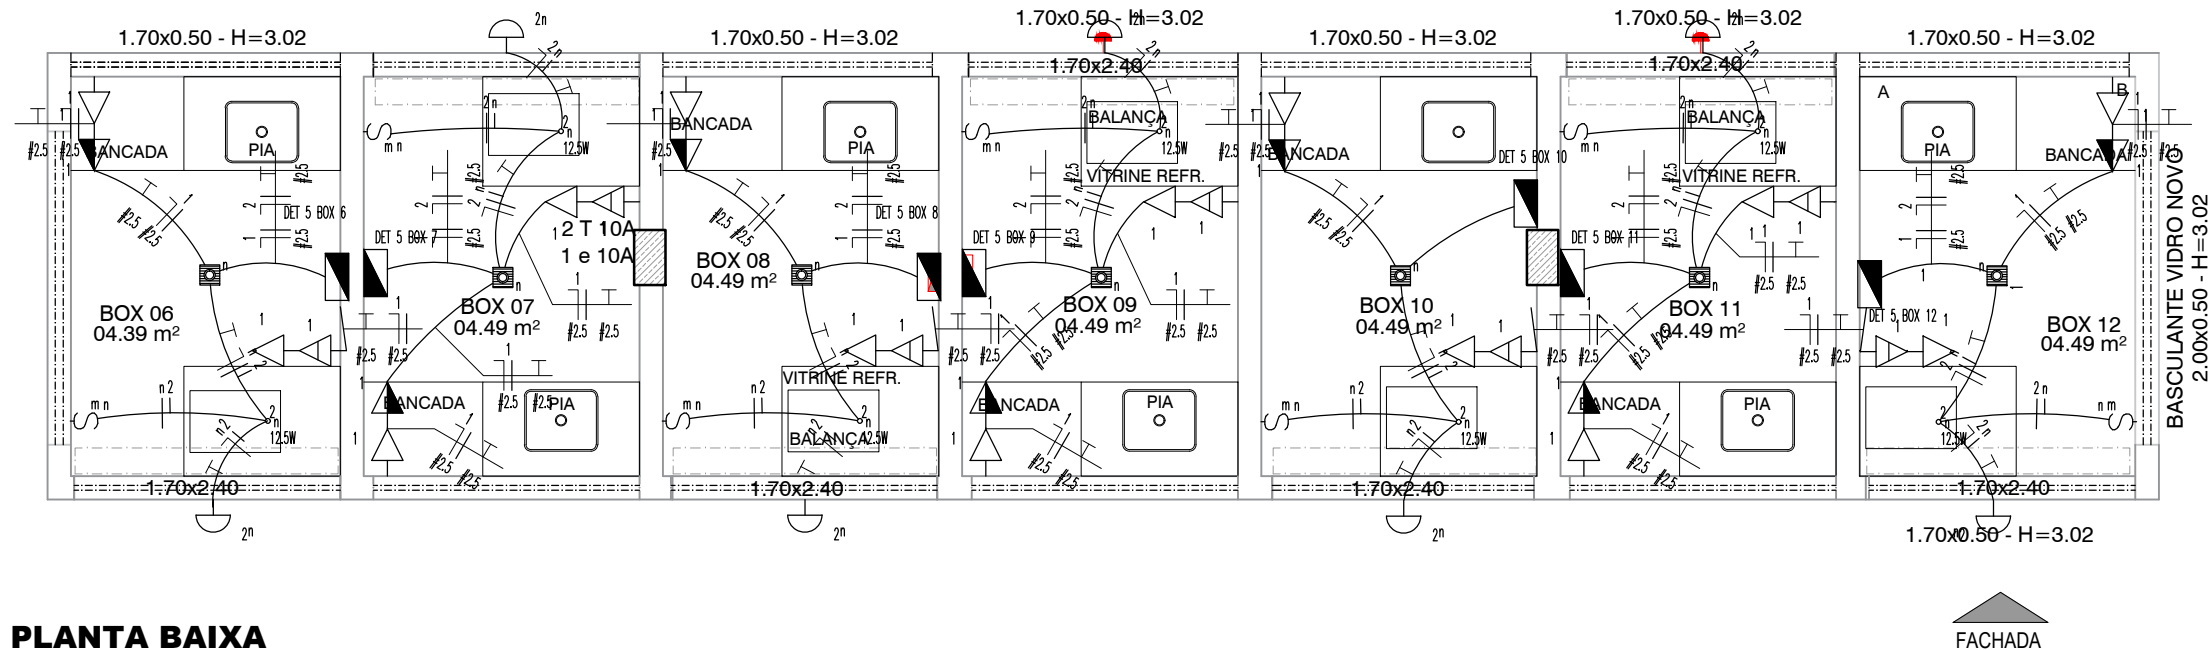

PLANTA BAIXA
ESCALA : 1/50

DIAGRAMA DETALHE 05- BOX 6 a 12

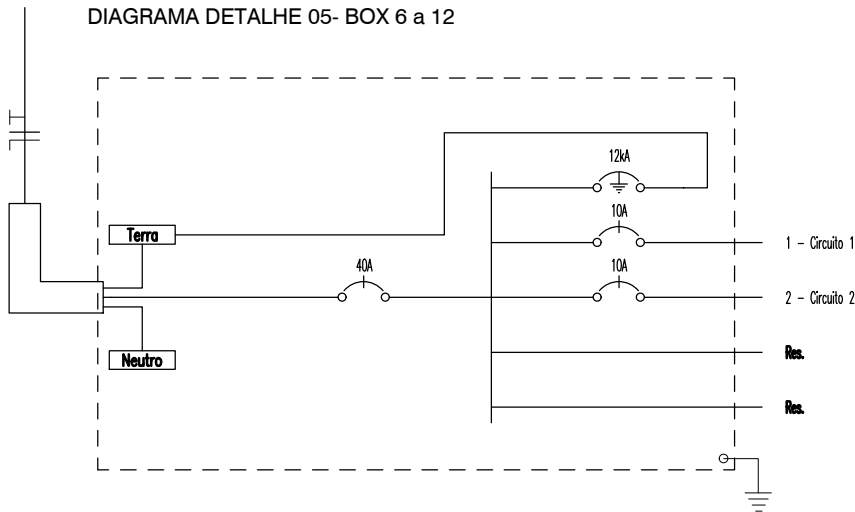

Quadro de Cargas

Quadro de Cargas																		
DET 5 BOX 6																		
Circ.	Descrição	Iluminação				Tomadas			Pot. W	Pot. V.A	Demanda (%)	Fat. Pot.	Corr. A	Fases	Prot. A	Cond. mm2	Fases ABC	Obs.
		7.5W	12.5W	40W		150W	300W											
1	Circuito 1					3	1		750.0	937.5	100%	0.80	4.26	1	10A	2.5	A	Obs.:
2	Circuito 2	1	1	1					60.0	63.2	100%	0.95	0.29	1	10A	1.5	A	Obs.:
RES.	Circuito Reserva																	—
RES.	Circuito Reserva																	—
Total		1	1	1		3	1		810.0	1000.7								
Aliment.	C=2.8m QT=2%								810.0	1000.7	100%	0.81	4.50	1				—
Potência Demandada: 100% (810.0 W) (1000.7 V.A)																		
Corrente nas Fases: A=4.5A																		

Miqueias G. Vasconcelos
Eng. Eletricista Miqueias Vasconcelos
CREA/BA 051717172-4


SÍMBOLO	DESCRIÇÃO	SÍMBOLO	DESCRIÇÃO
	INTERRUPTOR SIMPLES - H=120cm		TELEFONE/INTERNET - H=30cm
	TOMADA BAIXA - H= 30cm		QUADRO DE ENERGIA - H=160cm
	TOMADA DUPLA - H= 30cm		LUMINÁRIA P/LETREIRO H=250cm
	TOMADA DE PISO 220V 20 AMP		LUMINÁRIA DE SOBREPOR
	TOMADA MÉDIA - H=120cm		LUMINÁRIA DICROICA DIRECIONÁVEL
	- Motor		- Junção 'X' 38x38mm
	- Junção 'T' 38x38mm		- Saída com Luva 1/2" 38x38mm
	- Duto aéreo perfurado 'C' 25mmx25mm		PENDENTE INDUSTRIAL



CONSTRUART
ARQUITETURA CONTEMPORÂNEA

REFORMA DO MERCADO MUNICIPAL DO ANGICO

CONTEÚDO	DETALHAMENTO ELÉTRICO - BOXES AÇOUGUE	ESCALA	1/50
PROPRIETÁRIO	PREFEITURA MUNICIPAL DE MAIRI	DATA	JAN/2024
ENDEREÇO	DISTRITO DO ANGICO - MAIRI/BA	REVISÃO	
CONFERIR MEDIDAS NO LOCAL E EM CASO DE DÚVIDAS CONSULTAR A ARQUITETA ANTES DA EXECUÇÃO			

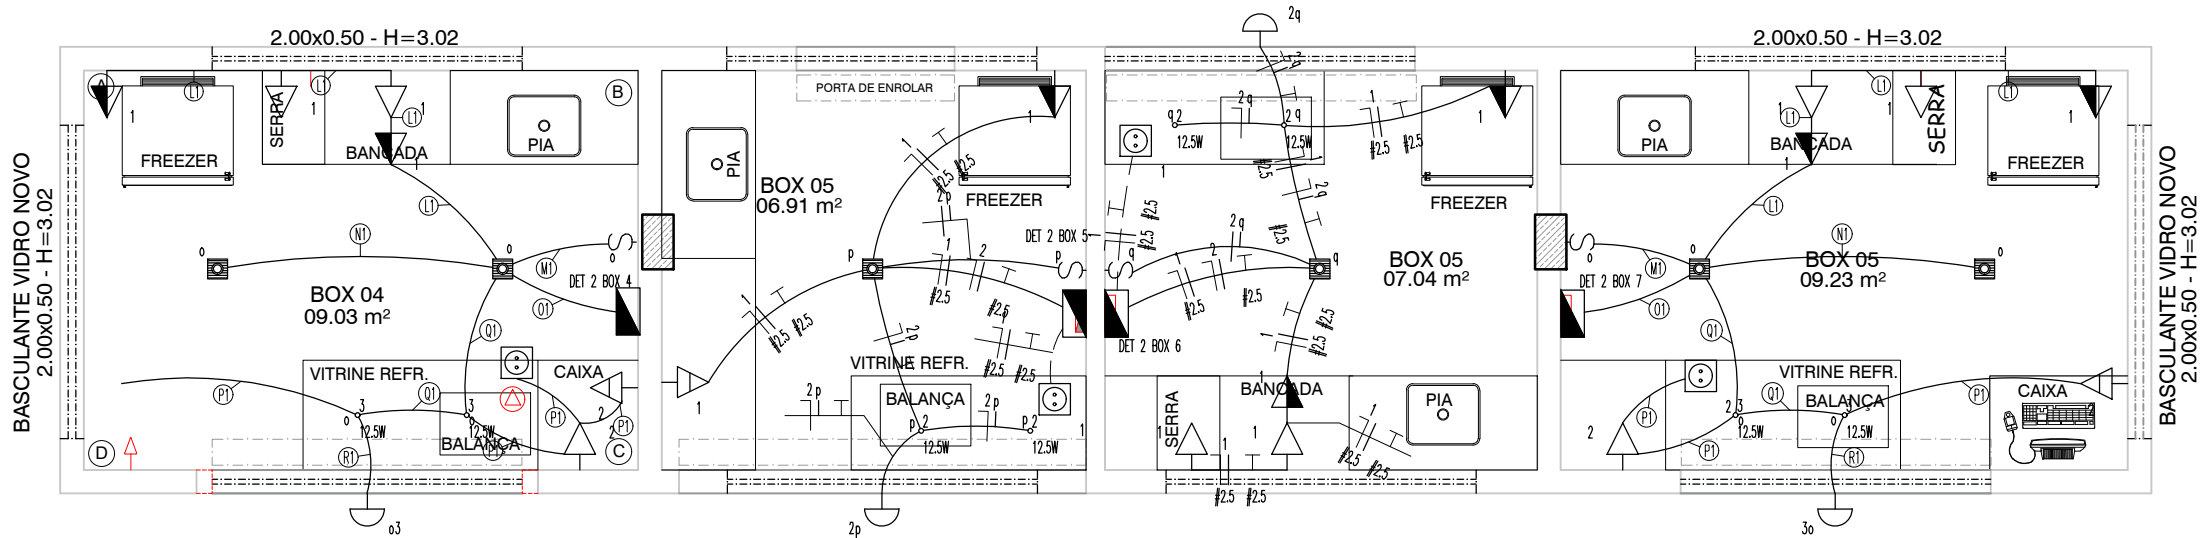

PLANTA BAIXA

ESCALA : 1/50

LEGENDA DA FIAÇÃO

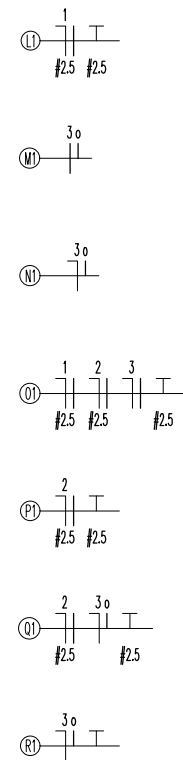


DIAGRAMA DETALHE 02 - BOX 4 e 7


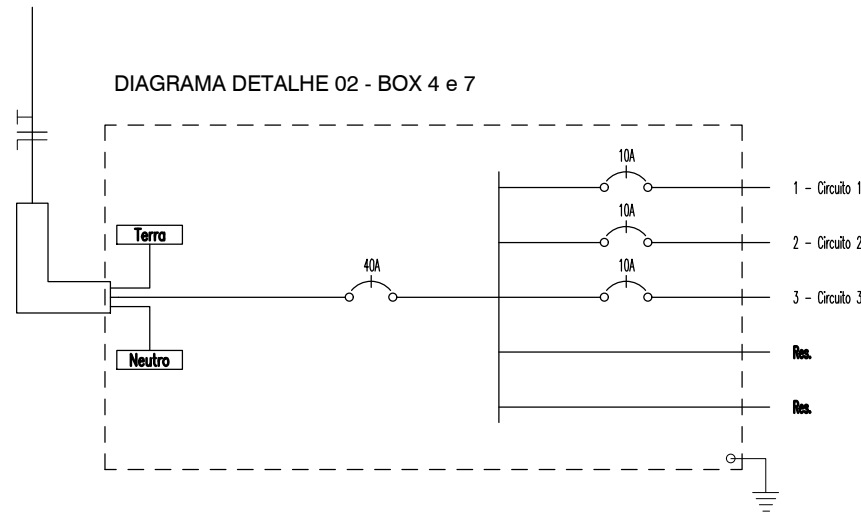


DIAGRAMA DETALHE 02 - BOX 5 e 6

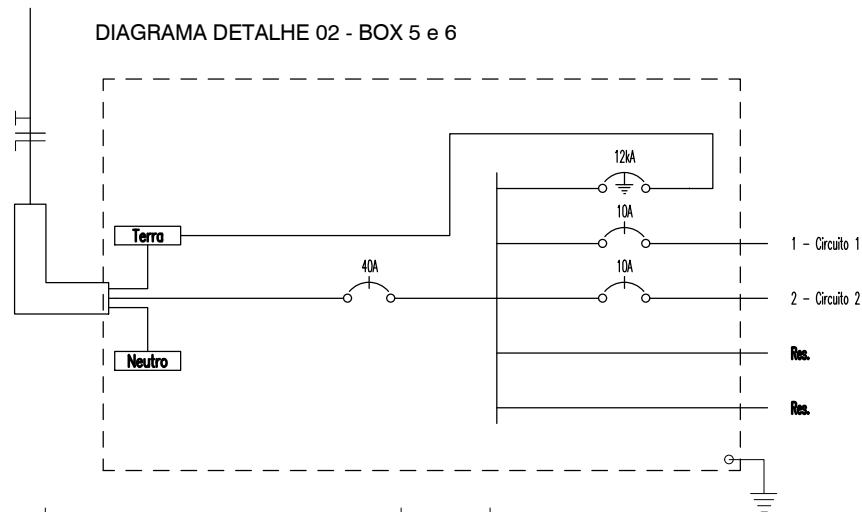

SÍMBOLO	DESCRIÇÃO	SÍMBOLO	DESCRIÇÃO
	INTERRUPTOR SIMPLES - H=120cm		TELEFONE/INTERNET - H=30cm
	TOMADA BAIXA - H=30cm		QUADRO DE ENERGIA - H=160cm
	TOMADA DUPLA - H=30cm		LUMINÁRIA P/LETREIRO H=250cm
	TOMADA DE PISO 220V 20 AMP		LUMINÁRIA DE SOBREPOR
	TOMADA MÉDIA - H=120cm		LUMINÁRIA DICOICA DIRECIONÁVEL
	- Motor		- Junção 'X' 38x38mm
	- Junção 'T' 38x38mm		- Saída com Luva 1/2" 38x38mm
	- Duto aéreo perfurado 'C' 25mmx25mm		PENDENTE INDUSTRIAL

Quadro de Cargas

DETALHE 02 - BOX 4 e 7

Circ.	Descrição	Iluminação			Tomadas		Pot. W	Pot. V.A	Demanda (%)	Fat. Pot.	Corr. A	Fases	Prot. A	Cond. mm2	Fases ABC	Obs.
		7.5W	12.5W	40W	150W	300W										
1	Circuito 1				4		600.0	750.0	100%	0.80	3.41	1	10A	2.5	A	Obs.:
2	Circuito 2				1	1	450.0	562.5	100%	0.80	2.56	1	10A	2.5	A	Obs.:
3	Circuito 3	2	2	1			80.0	84.2	100%	0.95	0.38	1	10A	2.5	A	Obs.:
RES.	Circuito Reserva															-
RES.	Circuito Reserva															-
Total		2	2	1	5	1	1130.0	1396.7								-
Aliment.	C=2.8m QT=2%						1130.0	1396.7	100%	0.81	6.30	1				-

Potência Demandada: 100% (1130.0 W) (1396.7 V.A)

Corrente nas Fases: A=6.3A

Quadro de Cargas

DETALHE 02 - BOX 5 e 6

Circ.	Descrição	Iluminação			Tomadas		Pot. W	Pot. V.A	Demanda (%)	Fat. Pot.	Corr. A	Fases	Prot. A	Cond. mm2	Fases ABC	Obs.
		7.5W	12.5W	40W	150W	300W										
1	Circuito 1				2	1	600.0	712.5	100%	0.80*	3.24	1	10A	2.5	A	Obs.:
2	Circuito 2	1	2	1			72.5	76.3	100%	0.95	0.35	1	10A	1.5	A	Obs.:
RES.	Circuito Reserva															-
RES.	Circuito Reserva															-
Total		1	2	1	2	1	672.5	788.8								-
Aliment.	C=2.8m QT=2%						672.5	788.8	100%	0.85	3.60	1				-

Potência Demandada: 100% (672.5 W) (788.8 V.A)

Corrente nas Fases: A=3.6A

Miquelias Vasconcelos
Eng. Eletricista Miquelias Vasconcelos
CREA/BA 051717172-4



CONSTRUART

ARQUITETURA CONTEMPORÂNEA

REFORMA DO MERCADO MUNICIPAL DO ANGICO

CONTEÚDO DETALHAMENTO ELÉTRICO - BOXES AÇOQUE

PROPRIETÁRIO PREFEITURA MUNICIPAL DE MAIRI



ENDEREÇO DISTRITO DO ANGICO - MAIRI/BA

CONFERIR MEDIDAS NO LOCAL E EM CASO DE DÚVIDAS CONSULTAR A ARQUITETA ANTES DA EXECUÇÃO

ESCALA 1/50

DATA JAN/2024

REVISÃO

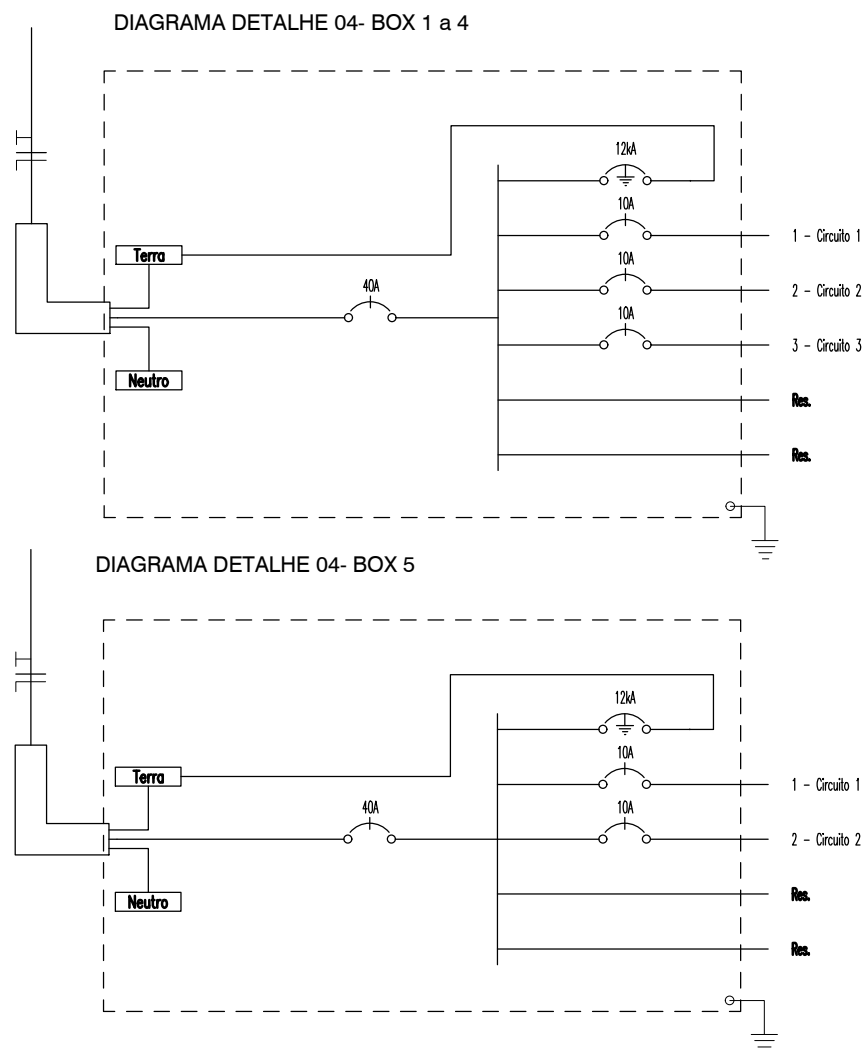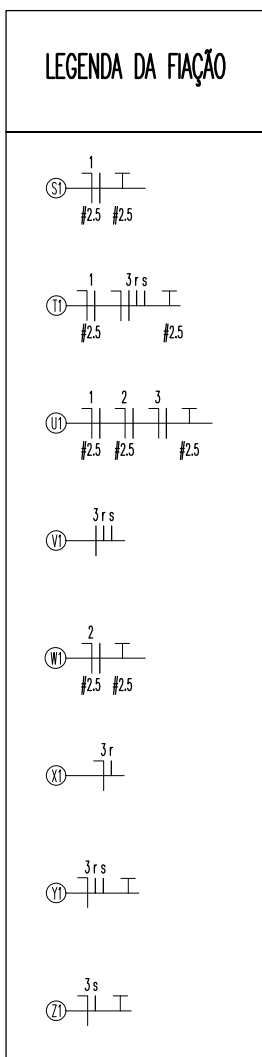

SÍMBOLO	DESCRIÇÃO	SÍMBOLO	DESCRIÇÃO
	INTERRUPTOR SIMPLES - H=120mm		TELEFONE/INTERNET - H=300mm
	TOMADA BAIXA - H=300mm		QUADRO DE ENERGIA - H=160mm
	TOMADA DUPLA - H=300mm		LUMINÁRIA PLETREIRO H=250mm
	TOMADA DE 250V 200 AMP		LUMINÁRIA SOBREPONTO
	TOMADA MÉDIA - H=120mm		LUMINÁRIA DIOPTICA DIRECIONAL
	- Motor		- Junção 'X' 38x38mm
	- Junção 'X' 38x38mm		- Sada com Lvs 171 38x38mm
	- Duto aré condicionado 25mmx25mm		- Unidade aré condicionado

Quadro de Cargas																		
DETALHE 04- BOX 1 a 4																		
Circ.	Descrição	Iluminação				Tomadas			Pot. W	Pot. V.A	Demanda (%)	Fat. Pot.	Corr. A	Fases	Prot. A	Cond. mm2	Fases ABC	Obs.
		7.5W	12.5W	40W		150W	300W											
1	Circuito 1					3			450.0	562.5	100%	0.80	2.56	1	10A	2.5	A	Obs.:
2	Circuito 2					2	2		900.0	1087.5	100%	0.80*	4.94	1	10A	2.5	A	Obs.:
3	Circuito 3	2	3	2					132.5	139.5	100%	0.95	0.63	1	10A	1.5	A	Obs.:
RES.	Circuito Reserva																	—
RES.	Circuito Reserva																	—
Total		2	3	2		5	2		1482.5	1789.5								
Aliment.	C=2.8m QT=2%								1482.5	1789.5	100%	0.83	8.10	1				—
Potência Demandada: 100% (1482.5 W) (1789.5 V.A)																		
Corrente nas Fases: A=8.1A																		

Quadro de Cargas																		
DETALHE 04- BOX 5																		
Circ.	Descrição	Iluminação				Tomadas		Pot. W	Pot. V.A	Demanda (%)	Fat. Pot.	Corr. A	Fases	Prot. A	Cond. mm2	Fases ABC	Obs.	
		7.5W	12.5W	40W		150W	300W											
1	Circuito 1					3	1		750.0	937.5	100%	0.80	4.26	1	10A	2.5	A	Obs.:
2	Circuito 2	1	1	1					60.0	63.2	100%	0.95	0.29	1	10A	1.5	A	Obs.:
RES.	Circuito Reserva																	—
RES.	Circuito Reserva																	—
Total		1	1	1		3	1		810.0	1000.7								
Aliment.	C=2.8m QT=2%								810.0	1000.7	100%	0.81	4.50	1				—
Potência Demandada: 100% (810.0 W) (1000.7 V.A)																		
Corrente nas Fases: A=4.5A																		

Miquelias G Vasconcelos
Eng. Eletricista Miquelias Vasconcelos
CREA/BA, 051717172-4




CONSTRUART

ARQUITETURA CONTEMPORÂNEA


REFORMA DO MERCADO MUNICIPAL DO ANGICO

CONTEÚDO	DETALHAMENTO ELÉTRICO - BOXES AÇOUGUE	ESCALA	1/50
PROPRIETÁRIO	PREFEITURA MUNICIPAL DE MAIRI	DATA	JAN/2024
ENDEREÇO	DISTRITO DO ANGICO - MAIRI/BA	REVISÃO	
CONFERIR MEDIDAS NO LOCAL E EM CASO DE DÚVIDAS CONSULTAR A ARQUITETA ANTES DA EXECUÇÃO			
----- SILVANA MESSIAS DE FIGUEIREDO FERREIRA CREA 27404/D e-mail: messiasferreira@yahoo.com.br -----			

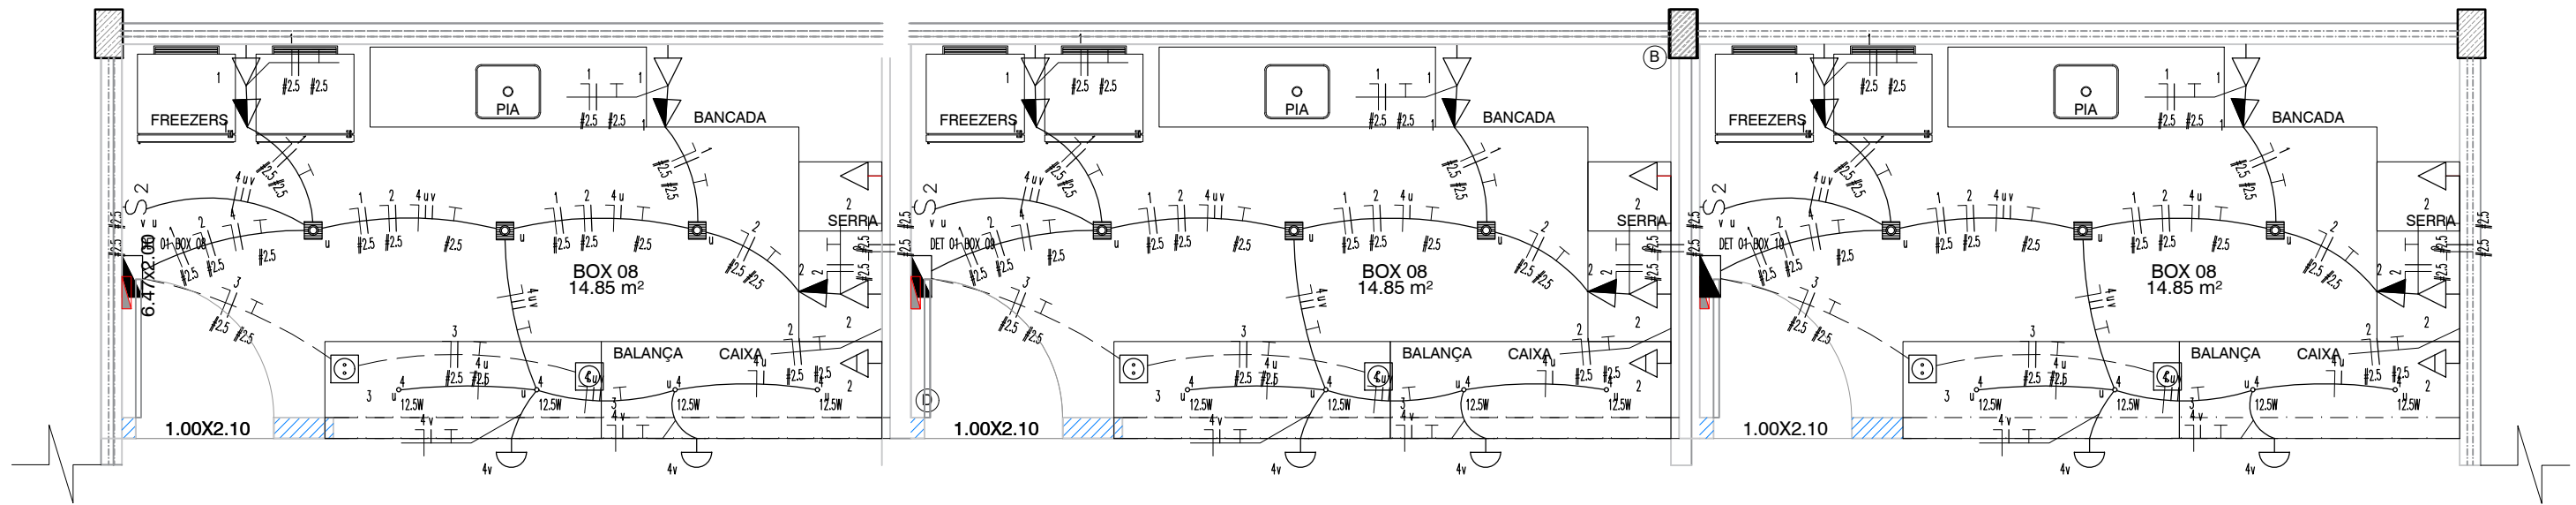

PLANTA BAIXA
ESCALA : 1/50

DIAGRAMA DETALHE 01- BOX 8 a 9

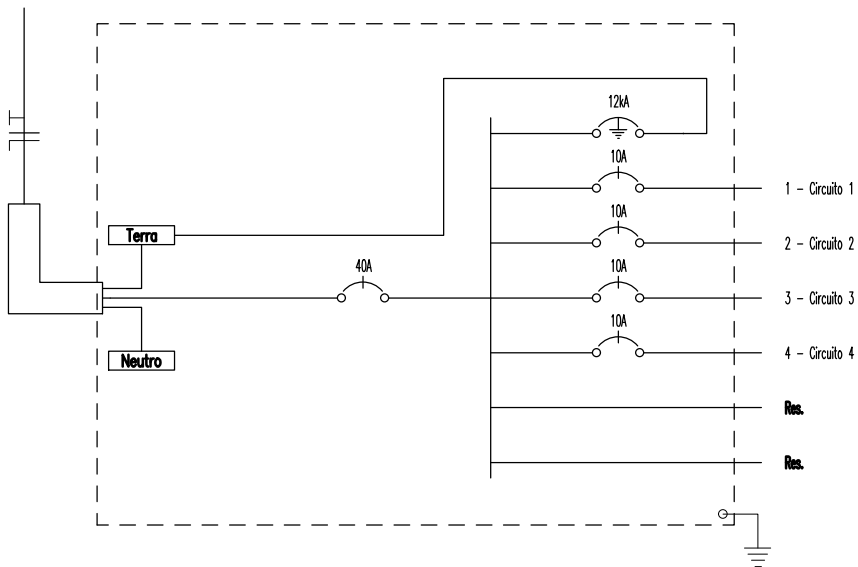

SÍMBOLO	DESCRIÇÃO	SÍMBOLO	DESCRIÇÃO
	INTERRUPTOR SIMPLES - H = 120cm		TELEFONE/INTERNET - H = 30cm
	TOMADA BAIXA - H = 30cm		QUADRO DE ENERGIA - H = 160cm
	TOMADA DUPLA - H = 30cm		LUMINÁRIA P/LETREIRO H = 250cm
	TOMADA DE PISO 220V 20 AMP		LUMINÁRIA DE SOBREPOR
	TOMADA MÉDIA - H = 120cm		LUMINÁRIA DICOICA DIRECIONÁVEL
	- Motor		- Junção 'X' 38x38mm
	- Junção 'T' 38x38mm		- Saída com Luva 1/2" 38x38mm
	- Duto aéreo perfurado 'C' 25mmx25mm		PENDENTE INDUSTRIAL

Quadro de Cargas																		
DETALHE 01– BOX 8 a 9																		
Circ.	Descrição	Iluminação				Tomadas			Pot. W	Pot. V.A	Demanda (%)	Fat. Pot.	Corr. A	Fases	Prot. A	Cond. mm2	Fases ABC	Obs.
		7.5W	12.5W	40W		150W	300W											
1	Circuito 1					4			600.0	750.0	100%	0.80	3.41	1	10A	2.5	A	Obs.:
2	Circuito 2					3	1		750.0	937.5	100%	0.80	4.26	1	10A	2.5	A	Obs.:
3	Circuito 3					2			300.0	300.0	100%	1.00	1.36	1	10A	2.5	A	Obs.:
4	Circuito 4	3	4	2					152.5	160.5	100%	0.95	0.73	1	10A	1.5	A	Obs.:
RES.	Circuito Reserva																	–
RES.	Circuito Reserva																	–
Total		3	4	2		9	1		1802.5	2148.0								
Aliment.	C=2.8m QT=2%								1802.5	2148.0	100%	0.84	9.80	1				–
Potência Demandada: 100% (1802.5 W) (2148.0 V.A)																		
Corrente nas Fases: A=9.8A																		

Miqueias Vasconcelos
Eng. Eletricista Miqueias Vasconcelos
CREA/BA 051717172-4




CONSTRUART
ARQUITETURA CONTEMPORÂNEA

08

REFORMA DO MERCADO MUNICIPAL DO ANGICO

CONTEÚDO	DETALHAMENTO ELÉTRICO - BOXES AÇOUGUE	ESCALA	1/50
PROPRIETÁRIO	PREFEITURA MUNICIPAL DE MAIRI	DATA	JAN/2024
ENDEREÇO	DISTRITO DO ANGICO - MAIRI/BA	REVISÃO	
CONFERIR MEDIDAS NO LOCAL E EM CASO DE DÚVIDAS CONSULTAR A ARQUITETA ANTES DA EXECUÇÃO			

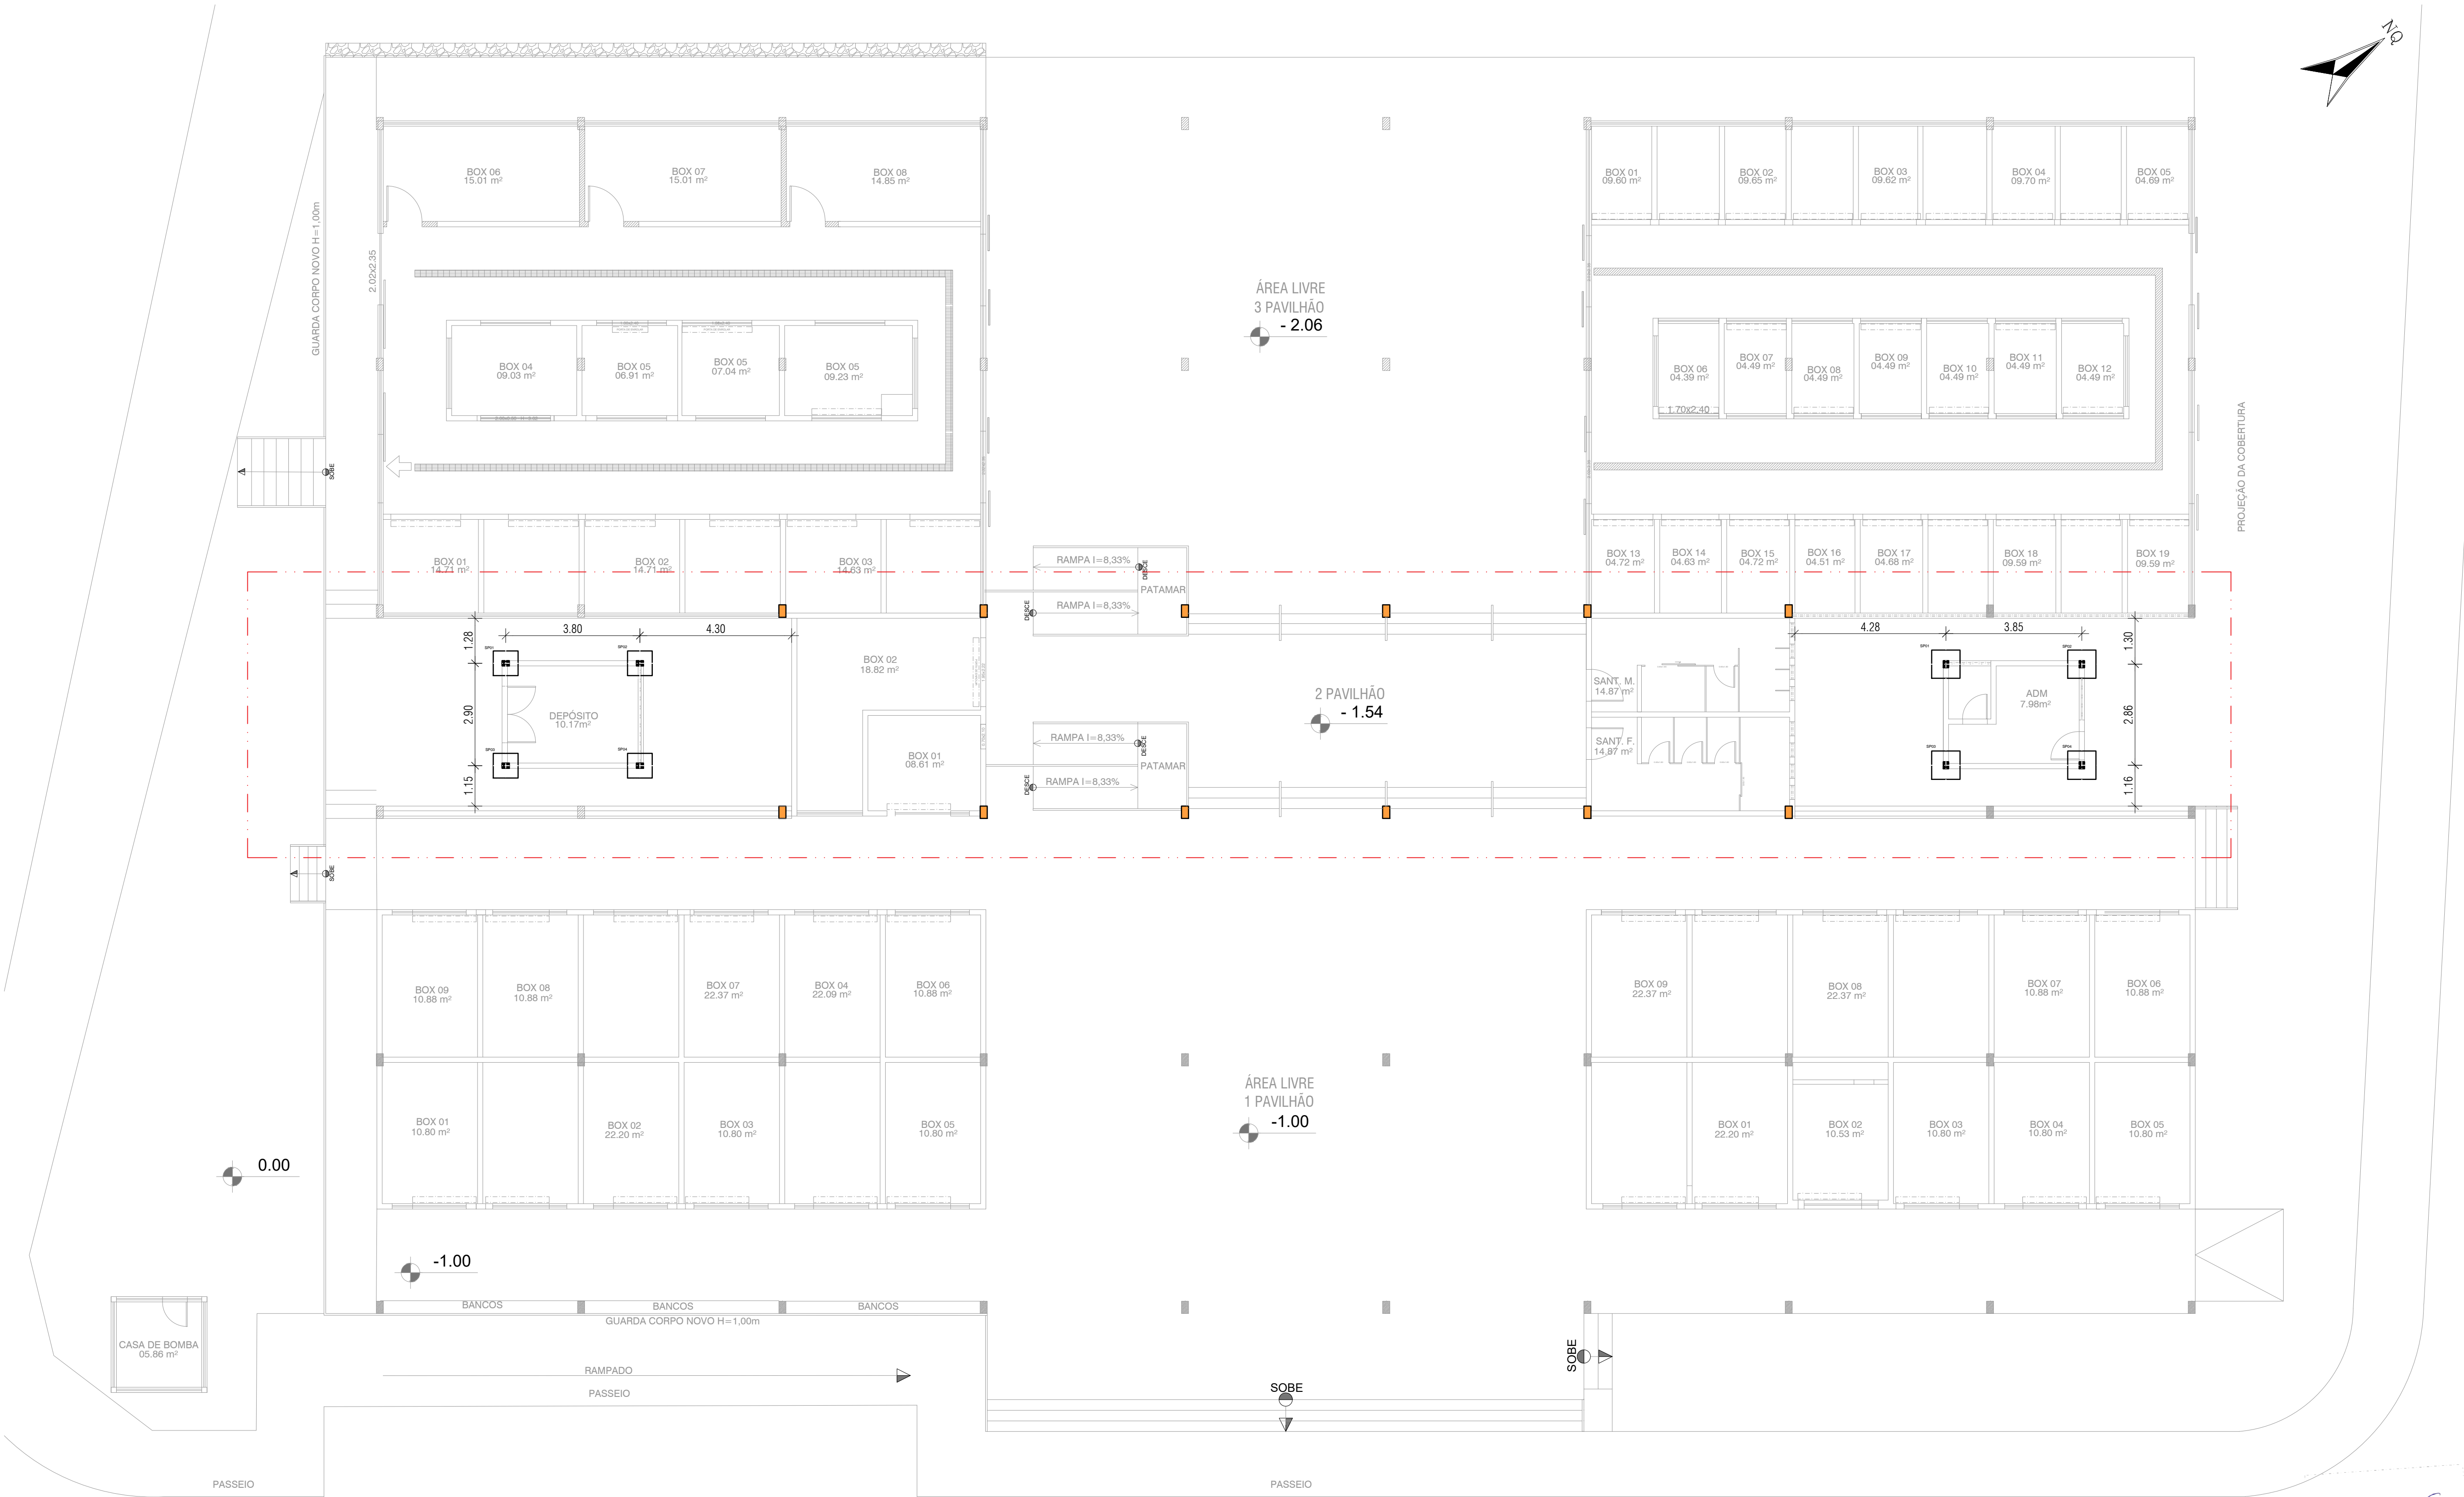

PLANTA GERAL DE LOCAÇÃO DE ESTRUTURAS
ESCALA : 1/125

- LEGENDA:**
- PILAR EXISTENTE QUE RECEBERA ESTRUTURA METÁLICA
 - PILAR DE CONCRETO A SER EXECUTADO
 - PILAR DE CONCRETO A SER EXECUTADO




CONSTRUART
ARQUITETURA CONTEMPORÂNEA


01

REFORMA DO MERCADO MUNICIPAL DO ANGICO

CONTEÚDO	LOCAÇÃO GERAL ESTRUTURA	ESCALA	1/100
PROPRIETÁRIO	PREFEITURA MUNICIPAL DE MAIRI	DATA	03/2023
ENDEREÇO	DISTRITO DO ANGICO - MAIRI/BA	REVISÃO	
CONFERIR MEDIDAS NO LOCAL E EM CASO DE DÚVIDAS CONSULTAR A ARQUITETA ANTES DA EXECUÇÃO			
..... SILVANA MESSAS DE FIGUEIREDO FERREIRA CREA 27404/D e-mail: messasferreira@yahoo.com.br			


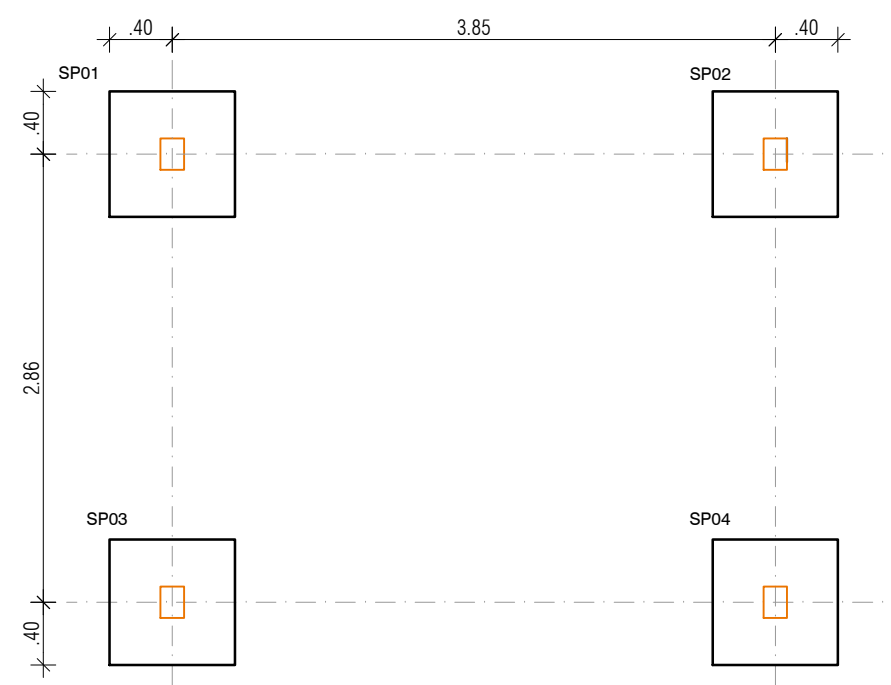


LOCAÇÃO DAS SAPATAS
ESCALA : 1/50



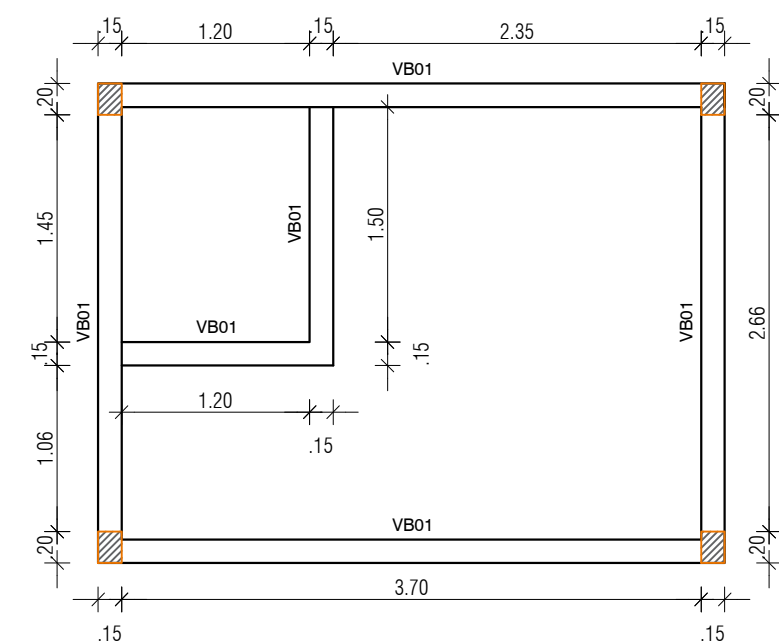


LOCAÇÃO DAS VIGAS BALDRAMES
ESCALA : 1/50

VIGA BALDRAME - VB01
4 FERROS 3/8" - 0,15m x 0,20m

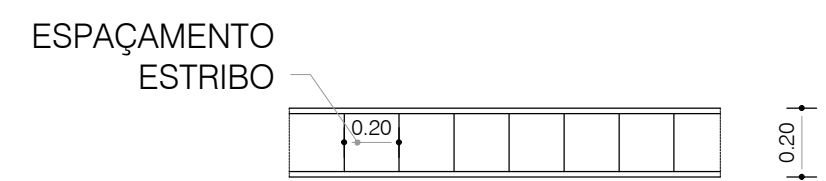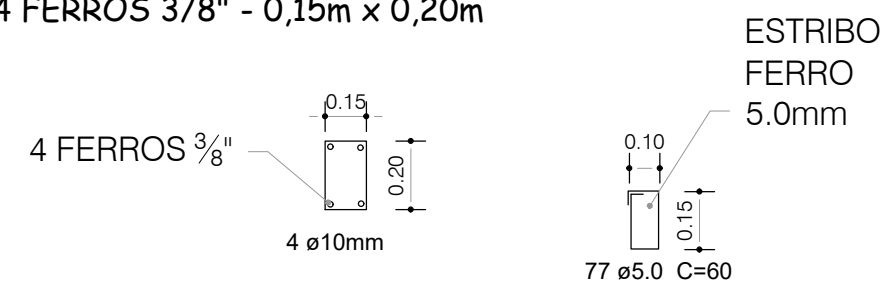

SP01=SP02=SP03=SP04

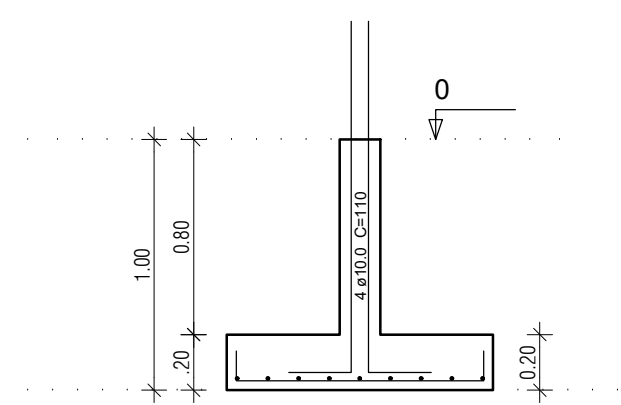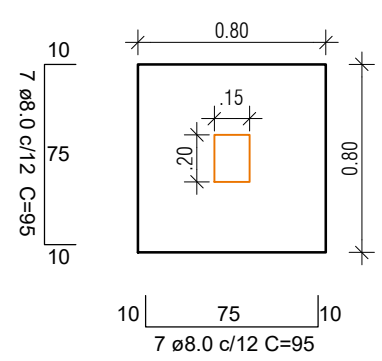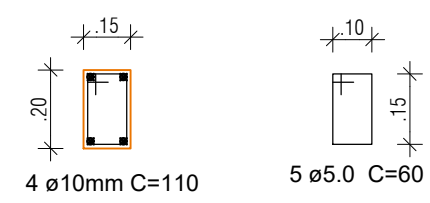

Resumo do aço

AÇO	DIAM (mm)	C.TOTAL (m)	PESO (kg)
CA50	8.0	53,20	21,01
CA60	10.0	83,08	51,26
CA60	5.0	58,20	8.96
PESO TOTAL (kg)			
CA50	72,27		
CA60	8,96		

Volume de concreto (C-25) = 1,10 m³
Área de forma = 8.79 m²


Silvana Messias Ferreira
Silvana Messias Ferreira
ARQUITETA E URBANISTA
CAU - A 77523-1




CONSTRUART
ARQUITETURA CONTEMPORÂNEA

REFORMA DO MERCADO MUNICIPAL DO ANGICO

CONTEÚDO	ESTRUTRURAL - ADMINISTRACAO	ESCALA	1/50
PROPRIETÁRIO	PREFEITURA MUNICIPAL DE MAIRI	DATA	03/2023
ENDEREÇO	DISTRITO DO ANGICO - MAIRI/BA	REVISÃO	
CONFERIR MEDIDAS NO LOCAL E EM CASO DE DÚVIDAS CONSULTAR A ARQUITETA ANTES DA EXECUÇÃO			

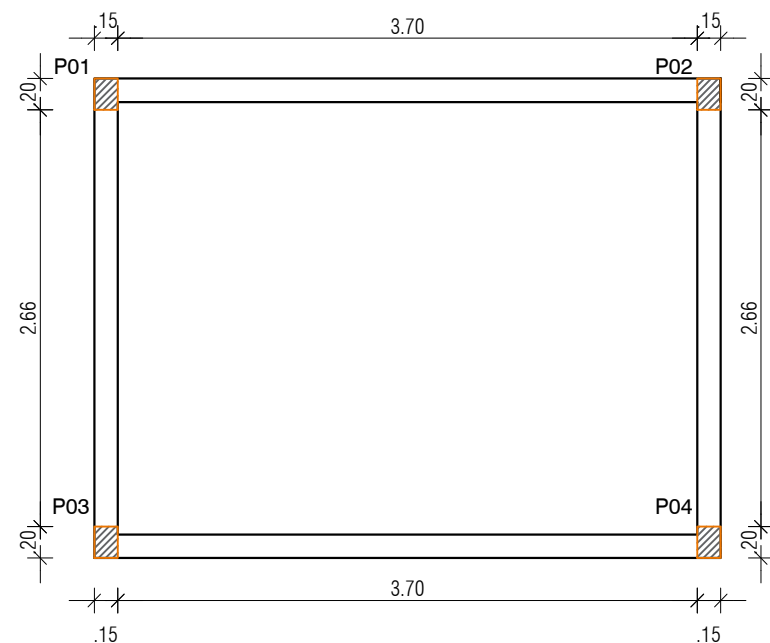


LOCAÇÃO DOS PILARES
ESCALA : 1/50

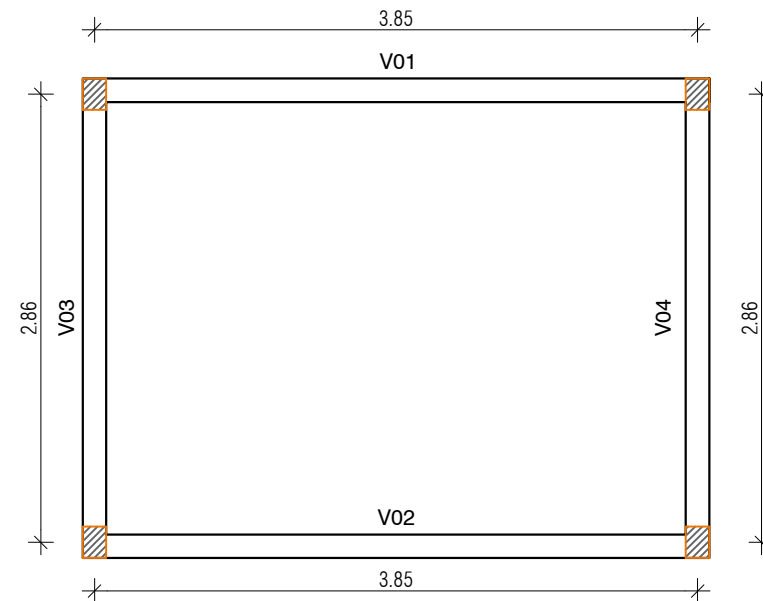


LOCAÇÃO DAS VIGAS
ESCALA : 1/50


P01=P02=P03=P04

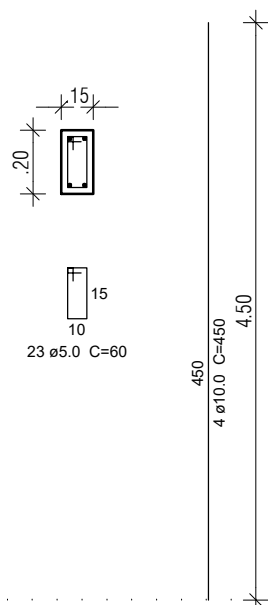

V01=V02

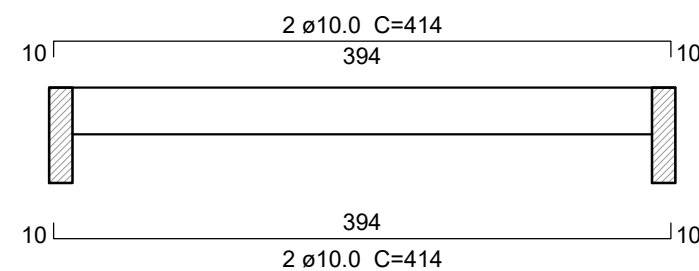

V03=V04

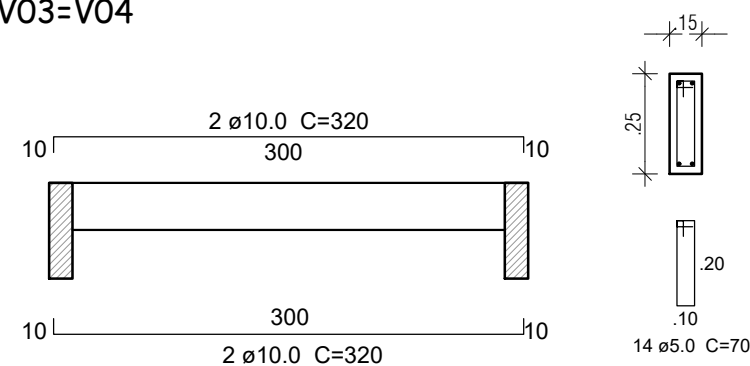

Resumo do aço

AÇO	DIAM (mm)	C.TOTAL (m)	PESO (kg)
CA50	10.0	130,72	80,65
CA60	5.0	102,80	15,83
PESO TOTAL (kg)			
CA50	80,65		
CA60	15,83		

Volume de concreto (C-25) = 0,94 m³
Área de forma = 19,66 m²

Silvana Messias Ferreira
ARQUITETA E URBANISTA
CAU - A 77523-1




CONSTRUART
ARQUITETURA CONTEMPORÂNEA

REFORMA DO MERCADO MUNICIPAL DO ANGICO


CONTEÚDO	ESTRUTRURAL - ADMINISTRACAO	ESCALA	1/50
PROPRIETÁRIO	PREFEITURA MUNICIPAL DE MAIRI	DATA	03/2023
ENDEREÇO	DISTRITO DO ANGICO - MAIRI/BA	REVISÃO	

CONFERIR MEDIDAS NO LOCAL E EM CASO DE DÚVIDAS CONSULTAR A ARQUITETA ANTES DA EXECUÇÃO

SILVANA MESSIAS DE FIGUEIREDO FERREIRA CREA 27404/D e-mail: messiasferreira@yahoo.com.br



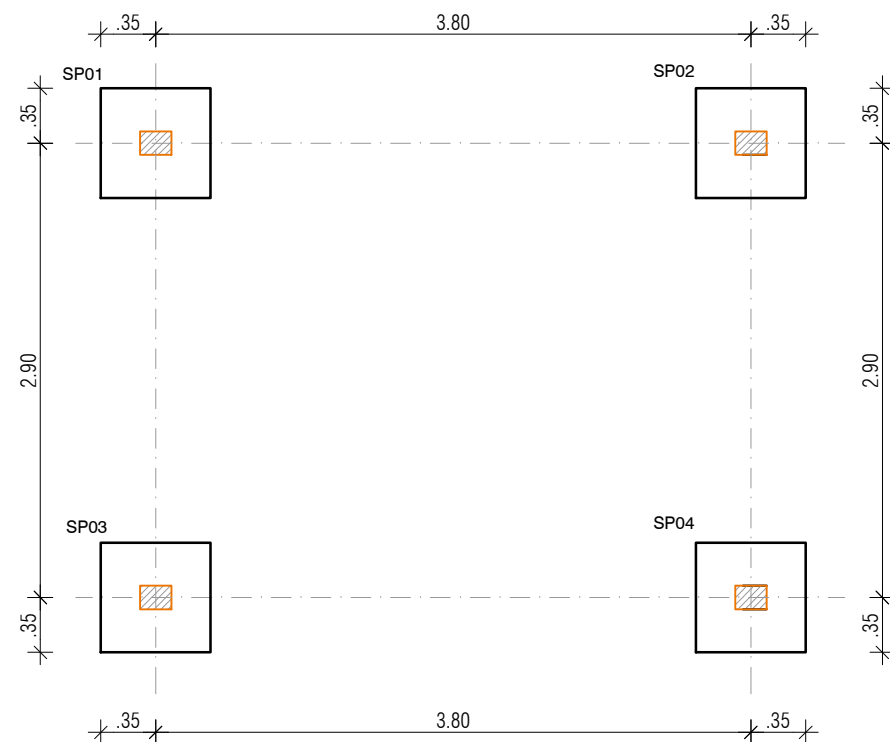


LOCAÇÃO DAS SAPATAS
ESCALA : 1/50

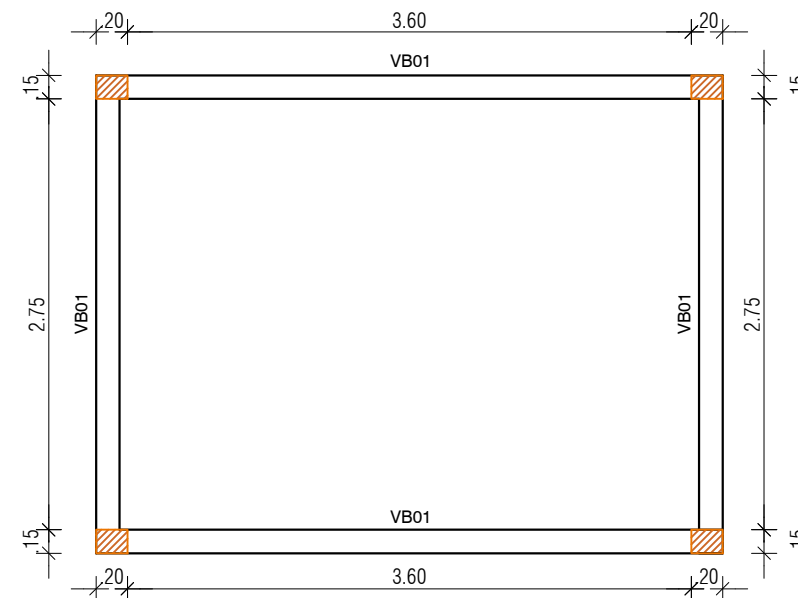


LOCAÇÃO DAS VIGAS BALDRAMES
ESCALA : 1/50


SP01=SP02=SP03=SP04

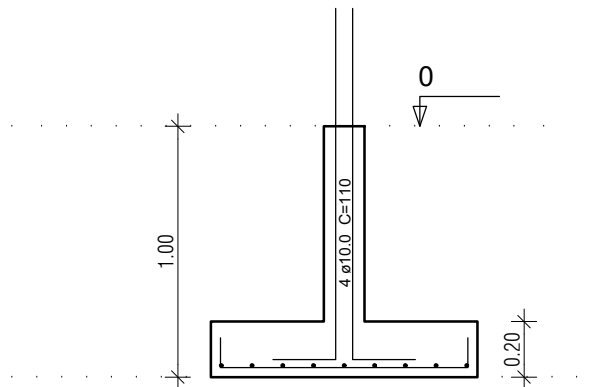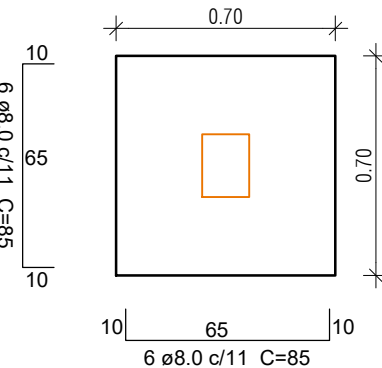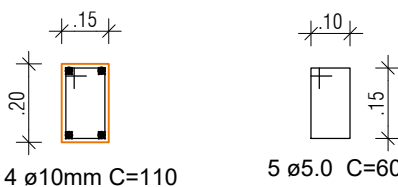

VIGA BALDRAME - VB01
4 FERROS 3/8" - 0,15m x 0,20m

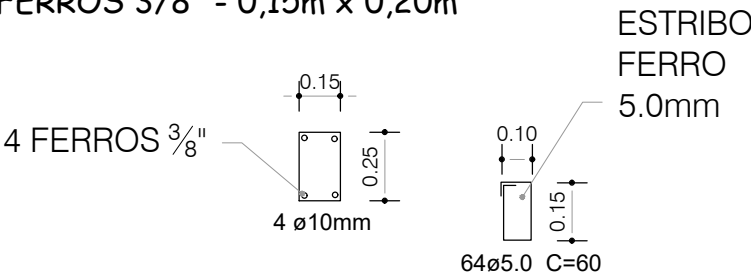

ESPAÇAMENTO
ESTRIBO

 

Resumo do aço

AÇO	DIAM (mm)	C.TOTAL (m)	PESO (kg)
CA50	8.0	40,80	16,12
CA60	10.0	74,00	45,66
CA60	5.0	50,40	7,76
PESO TOTAL (kg)			
CA50	61,78		
CA60	7,76		

Volume de concreto (C-25) = 0,89 m³
Área de forma = 7,64 m²

Silvana Messias Ferreira
ARQUITETA E URBANISTA
CAU - A 77523-1




CONSTRUART
ARQUITETURA CONTEMPORÂNEA


REFORMA DO MERCADO MUNICIPAL DO ANGICO

04

CONTEÚDO	ESTRUTRURAL - DEPÓSITO	ESCALA	1/50
PROPRIETÁRIO	PREFEITURA MUNICIPAL DE MAIRI	DATA	03/2023
ENDEREÇO	DISTRITO DO ANGICO - MAIRI/BA	REVISÃO	
CONFERIR MEDIDAS NO LOCAL E EM CASO DE DÚVIDAS CONSULTAR A ARQUITETA ANTES DA EXECUÇÃO			

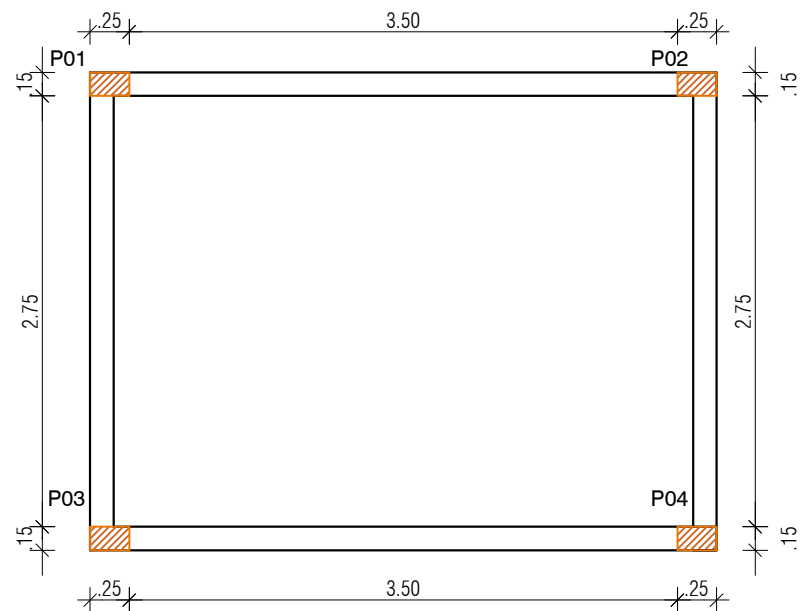


LOCAÇÃO DOS PILARES
ESCALA : 1/50

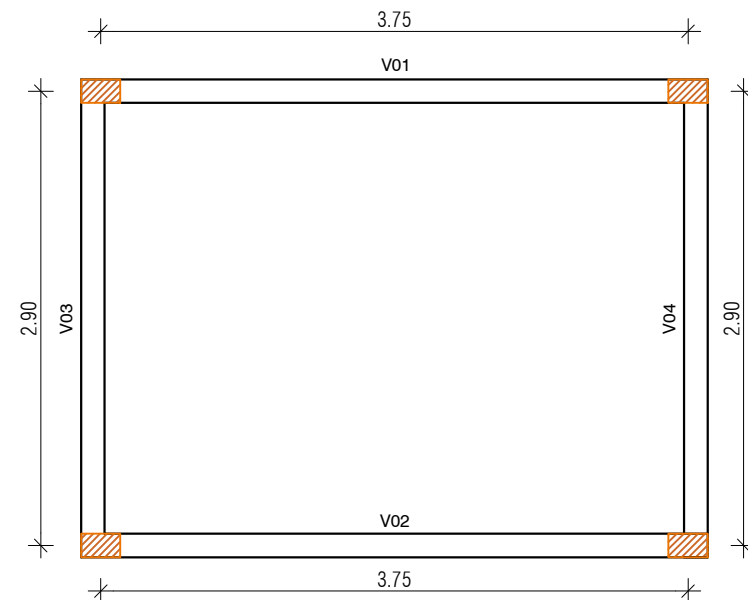


LOCAÇÃO DAS VIGAS
ESCALA : 1/50


P01=P02=P03=P04

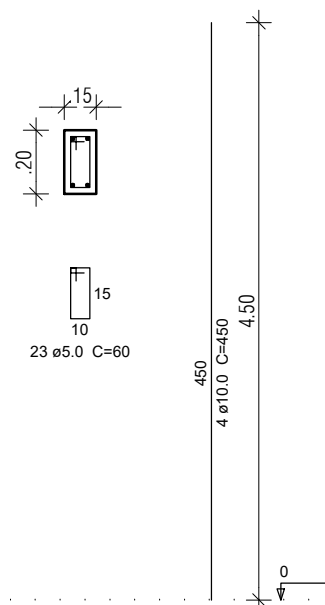

V01=V02

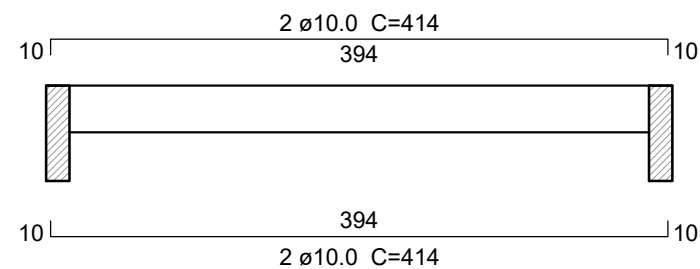

V03=V04

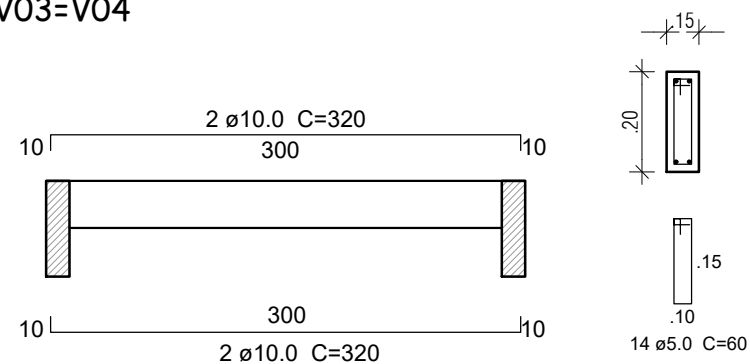

Resumo do aço

AÇO	DIAM (mm)	C.TOTAL (m)	PESO (kg)
CA50	10.0	130,72	80,65
CA60	5.0	40,80	6,28
PESO TOTAL (kg)			
CA50	80,65		
CA60	15,83		

Volume de concreto (C-25) = 0,54m³
Área de forma = 15,42 m²

Silvana Messias Ferreira
ARQUITETA E URBANISTA
CAU - A 77523-1



CONSTRUART


ARQUITETURA CONTEMPORÂNEA

REFORMA DO MERCADO MUNICIPAL DO ANGICO

CONTEÚDO	ESTRUTURAL - DEPÓSITO	ESCALA	1/50
PROPRIETÁRIO	PREFEITURA MUNICIPAL DE MAIRI	DATA	03/2023
ENDEREÇO	DISTRITO DO ANGICO - MAIRI/BA	REVISÃO	

CONFERIR MEDIDAS NO LOCAL E EM CASO DE DÚVIDAS CONSULTAR A ARQUITETA ANTES DA EXECUÇÃO

SILVANA MESSIAS DE FIGUEIREDO FERREIRA CREA 27404/D e-mail: messiasferreira@yahoo.com.br

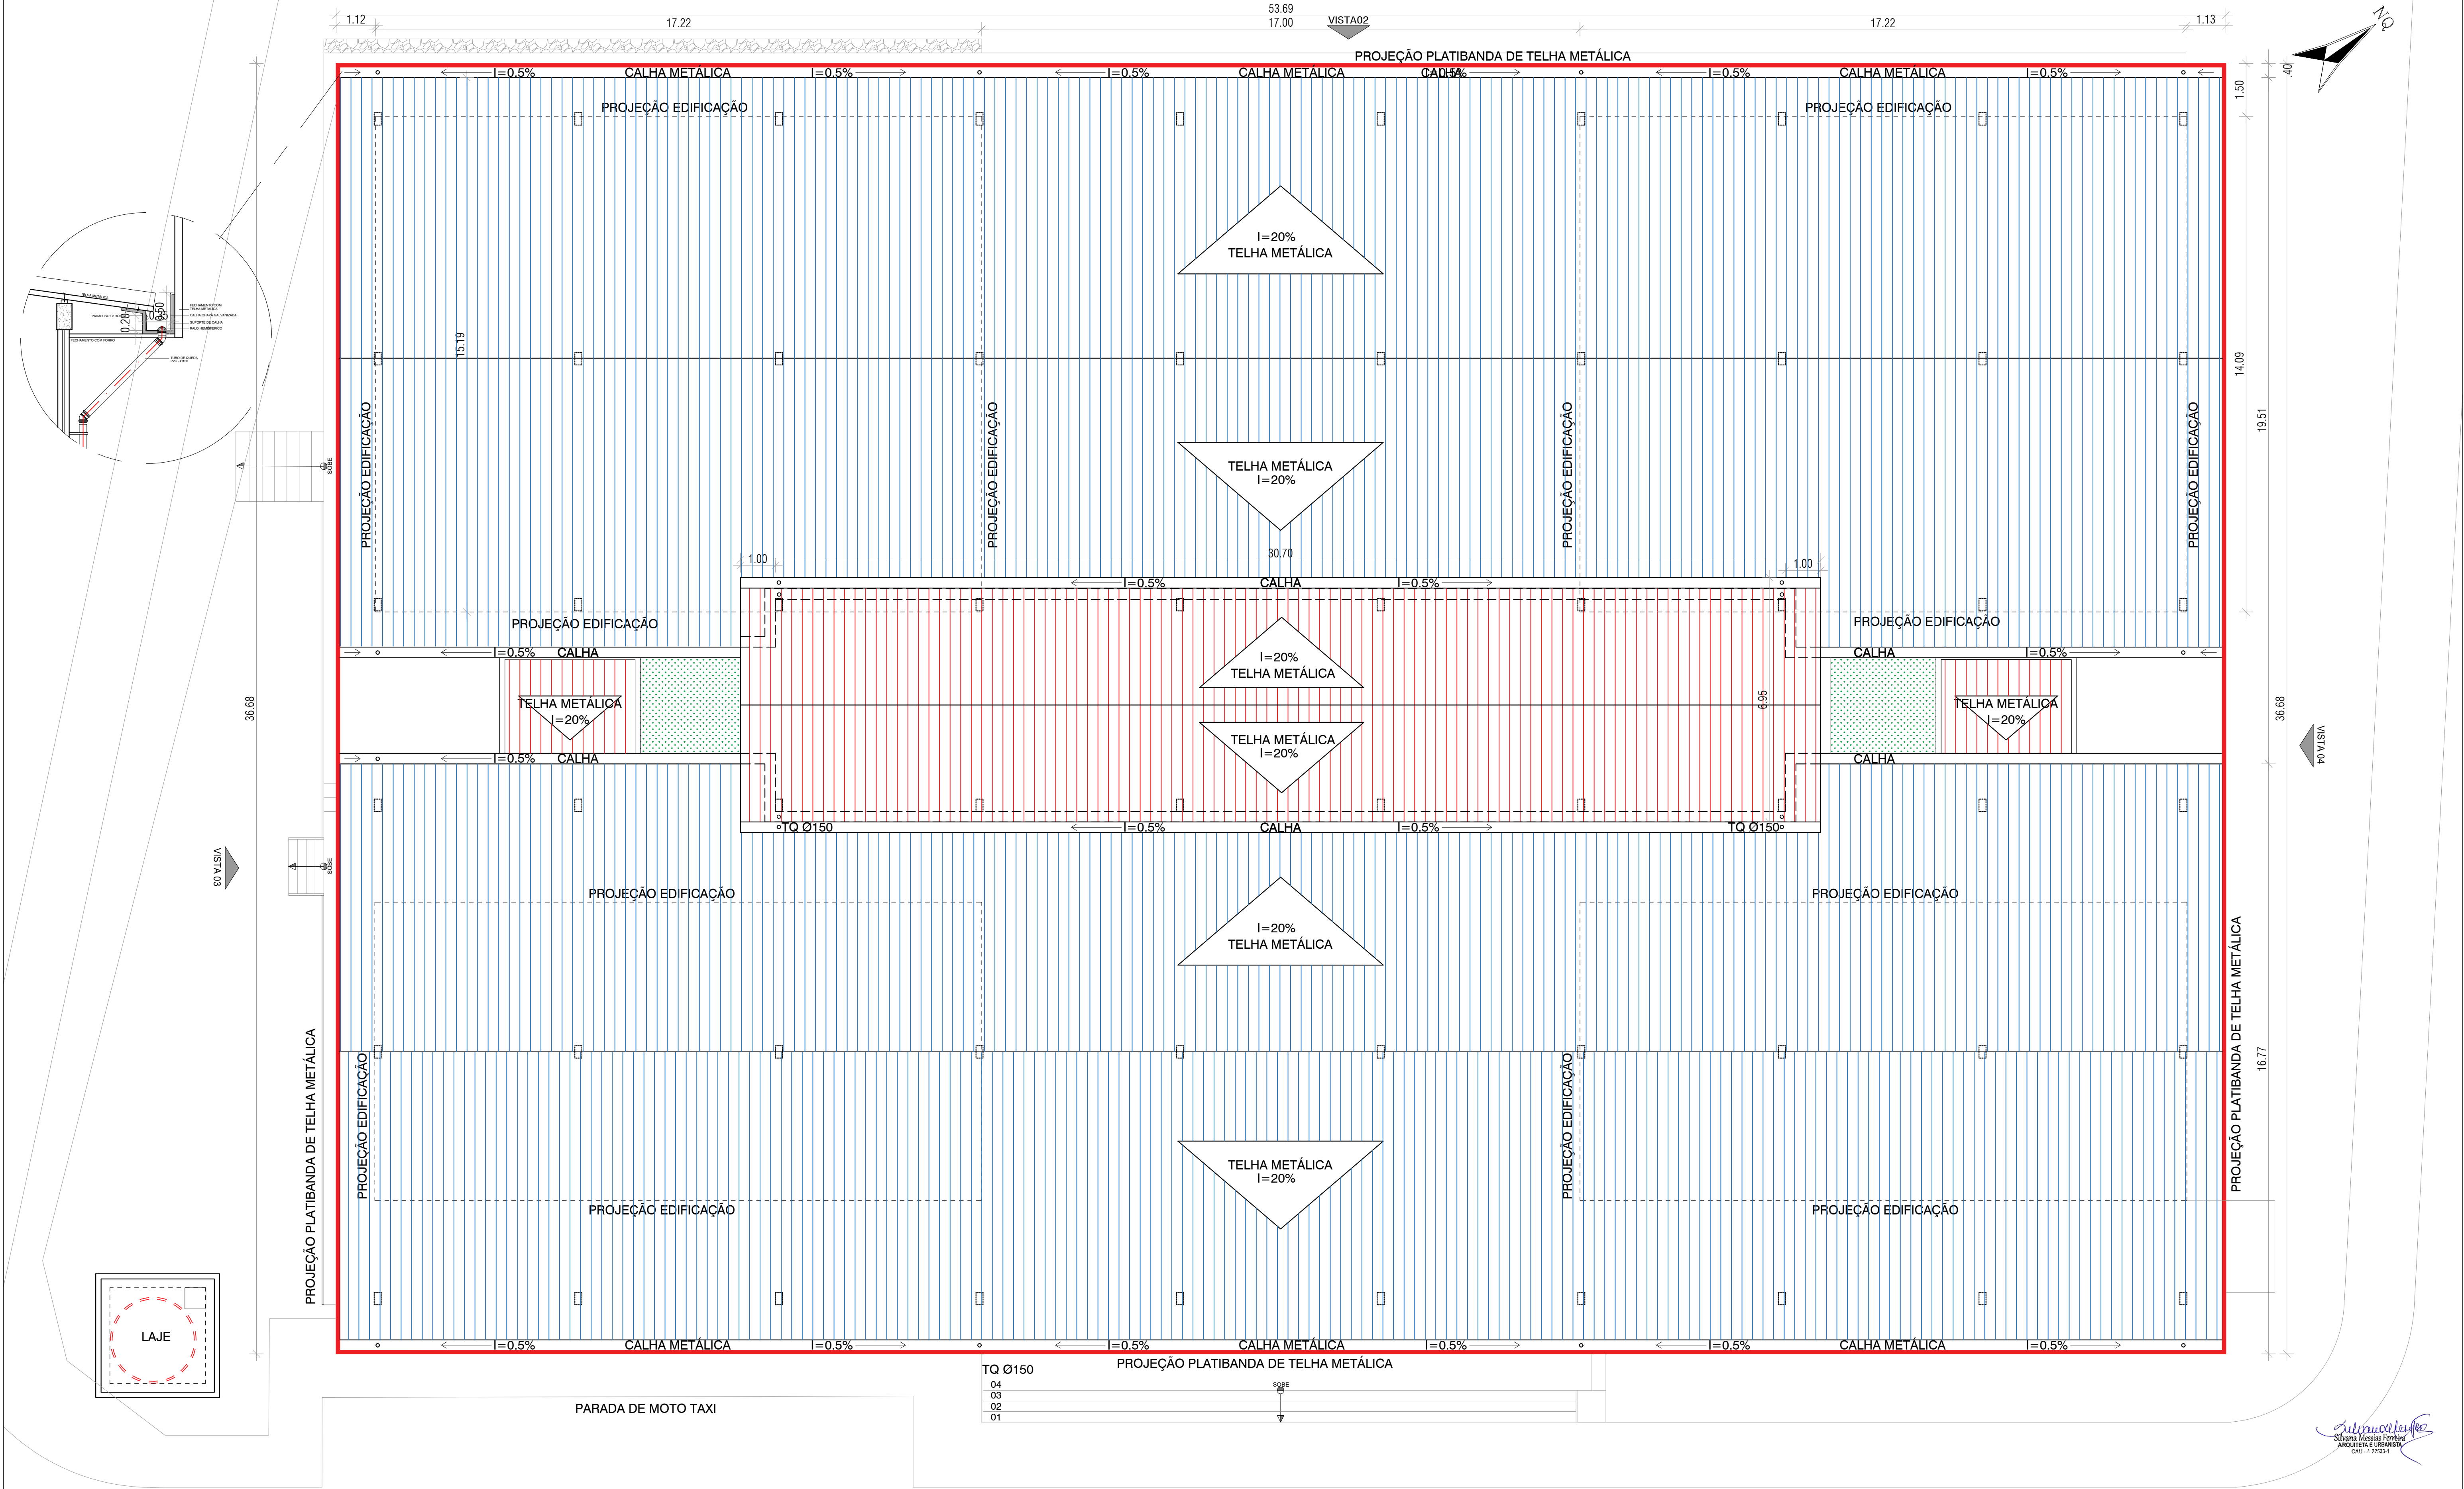

PLANTA DE COBERTURA
ESCALA : 1/125

LEGENDA:

-  COBERTURA A SER EXECUTADA
-  COBERTURA EXISTENTE - PREVISTO SUBSTITUIÇÃO DAS TELHAS, FECHAMENTOS LATERAIS E APOIOS

RUA
0.00




CONSTRUART
ARQUITETURA CONTEMPORÂNEA



06

REFORMA DO MERCADO MUNICIPAL DO ANGICO




CONTEÚDO	PLANTA BAIXA LOCAÇÃO COBERTURA NOVA	ESCALA	1/125
PROPRIETÁRIO	PREFEITURA MUNICIPAL DE MAIRI	DATA	03/2023
ENDEREÇO	DISTRITO DO ANGICO - MAIRI/BA	REVISÃO	
CONFERIR MEDIDAS NO LOCAL E EM CASO DE DÚVIDAS CONSULTAR A ARQUITETA ANTES DA EXECUÇÃO			
..... SILVANA MESSIAS DE FIGUEIREDO FERREIRA CREA 27404/D e-mail: messiasferreira@yahoo.com.br			

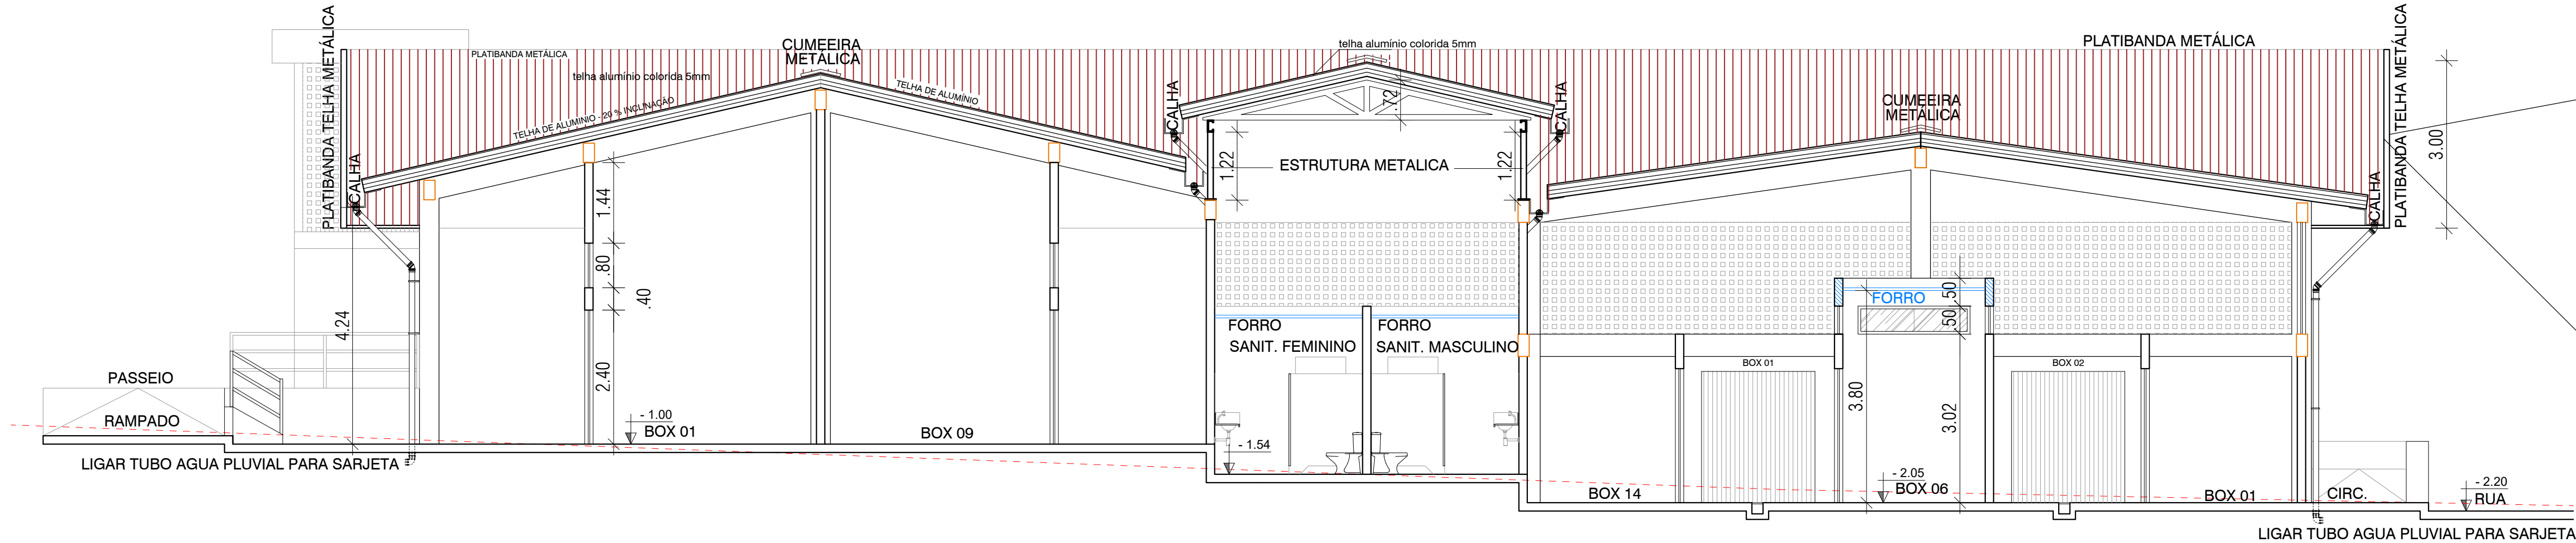


CORTE II

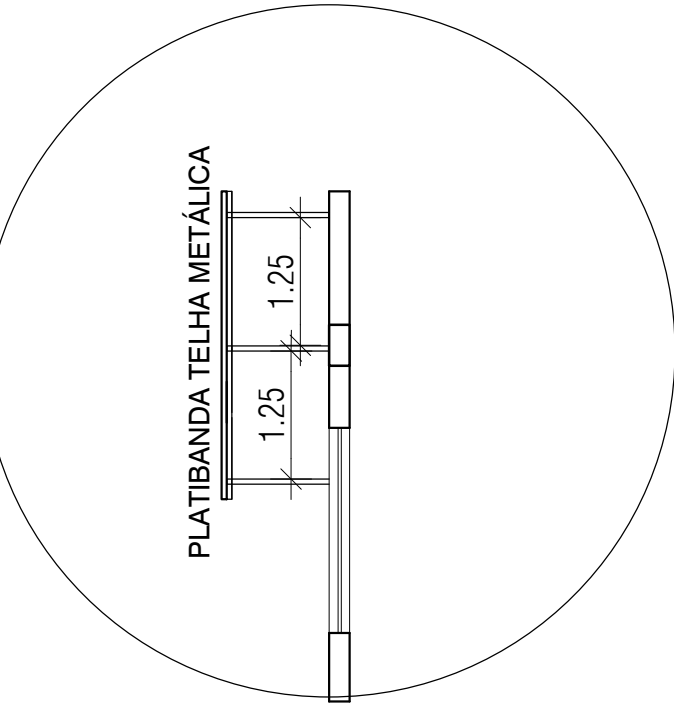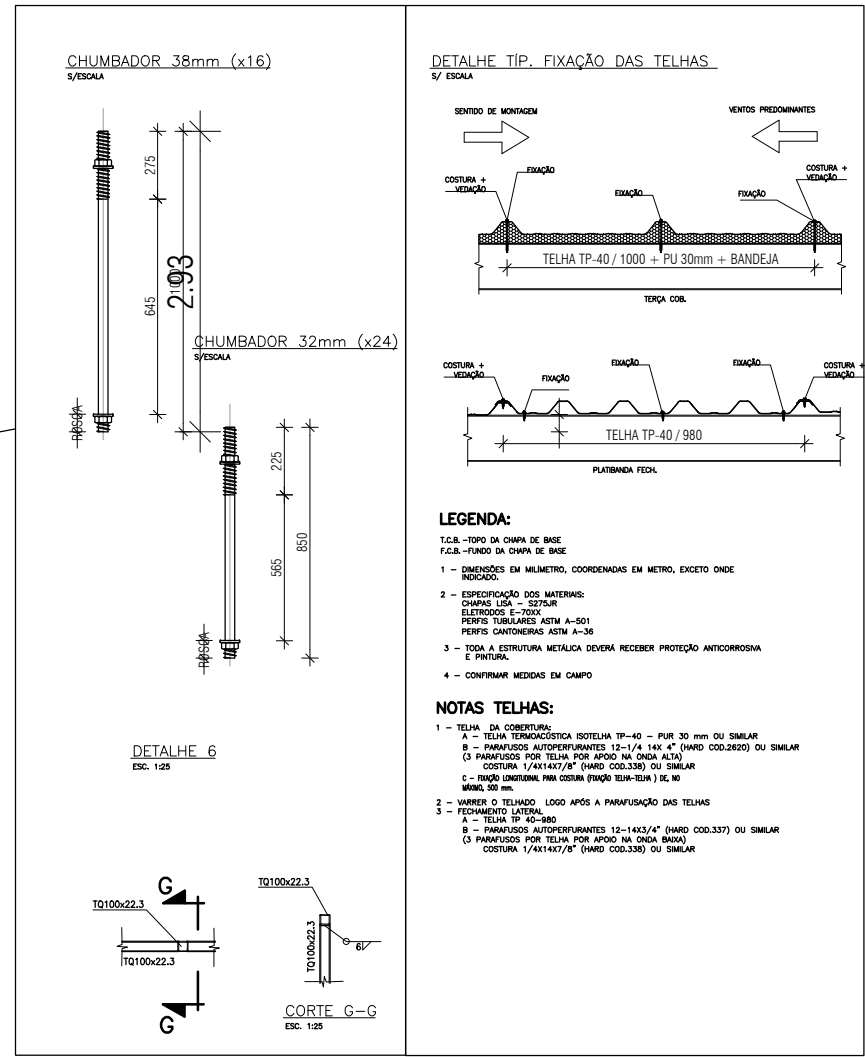


ESCALA : 1/100

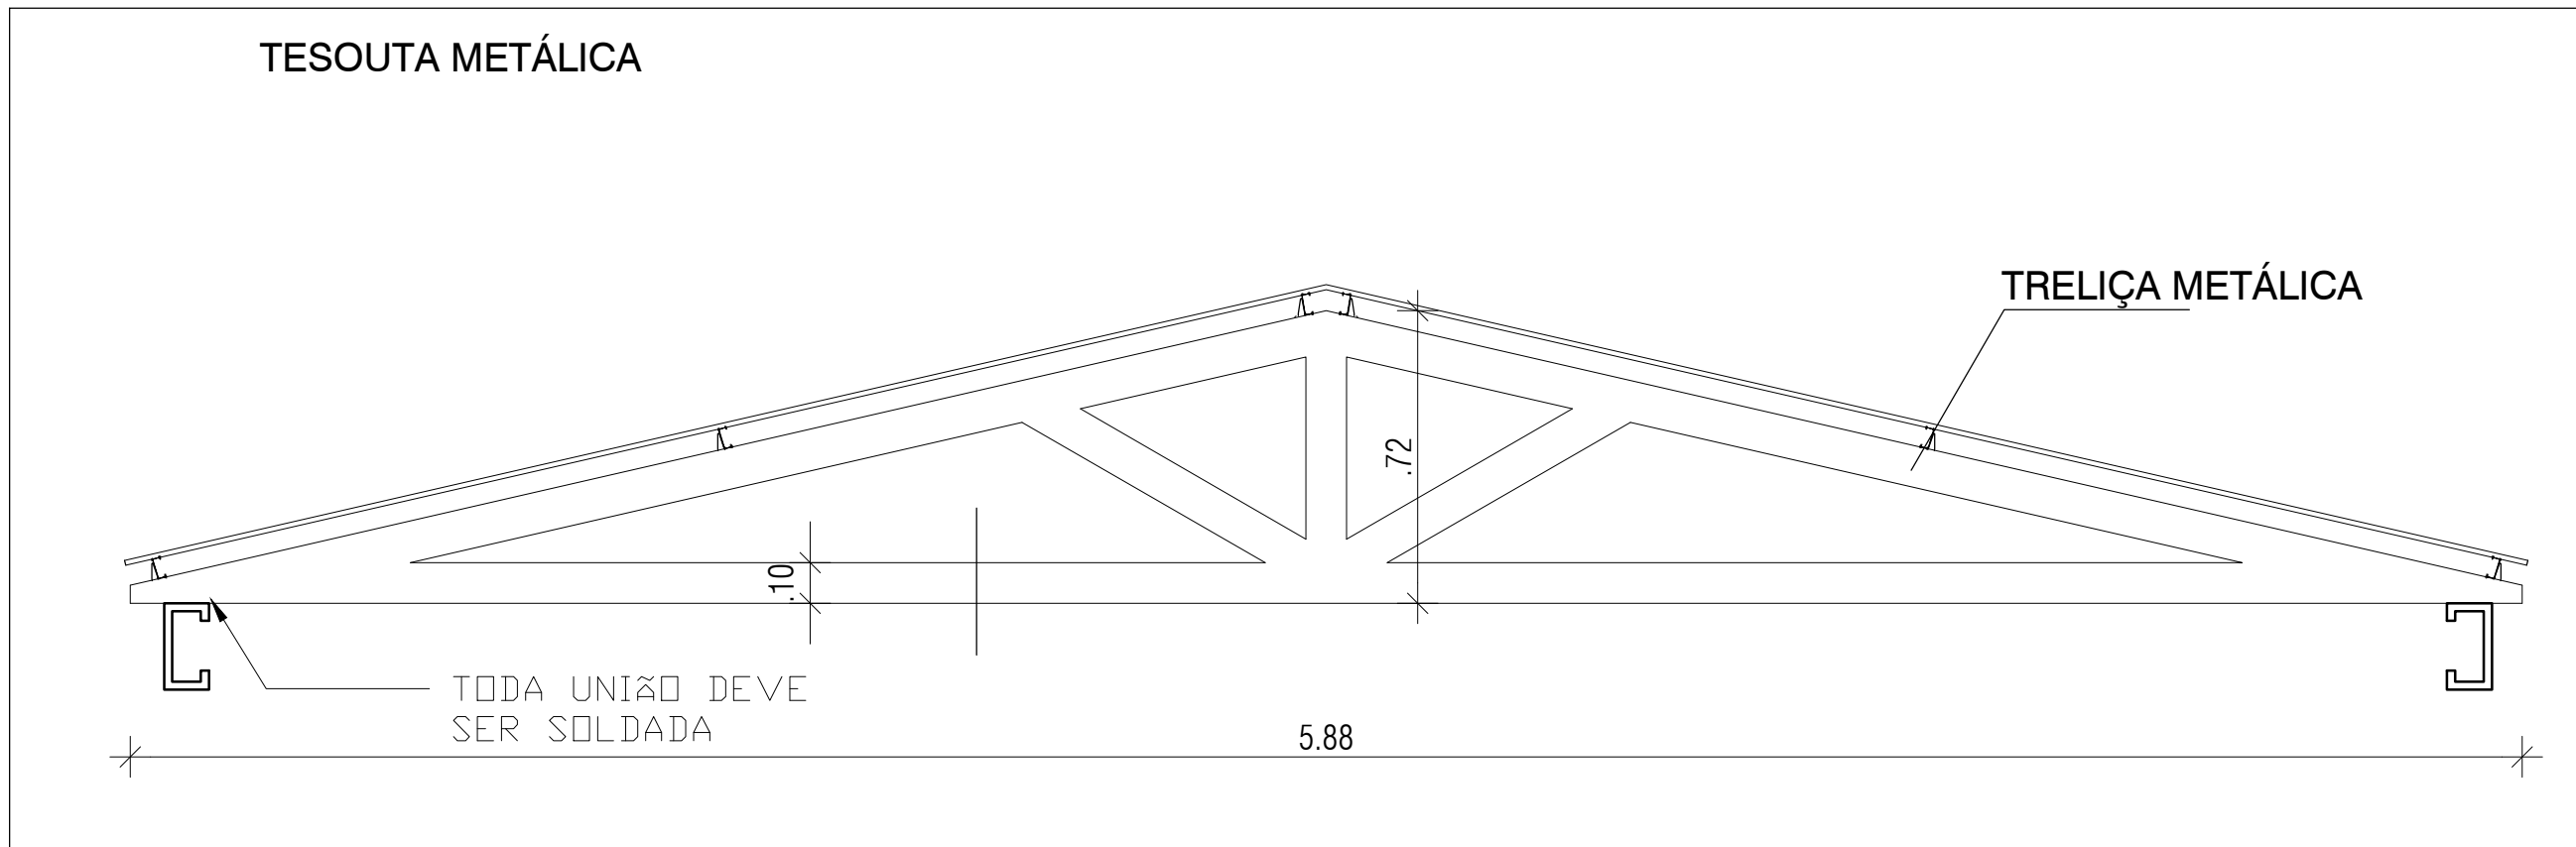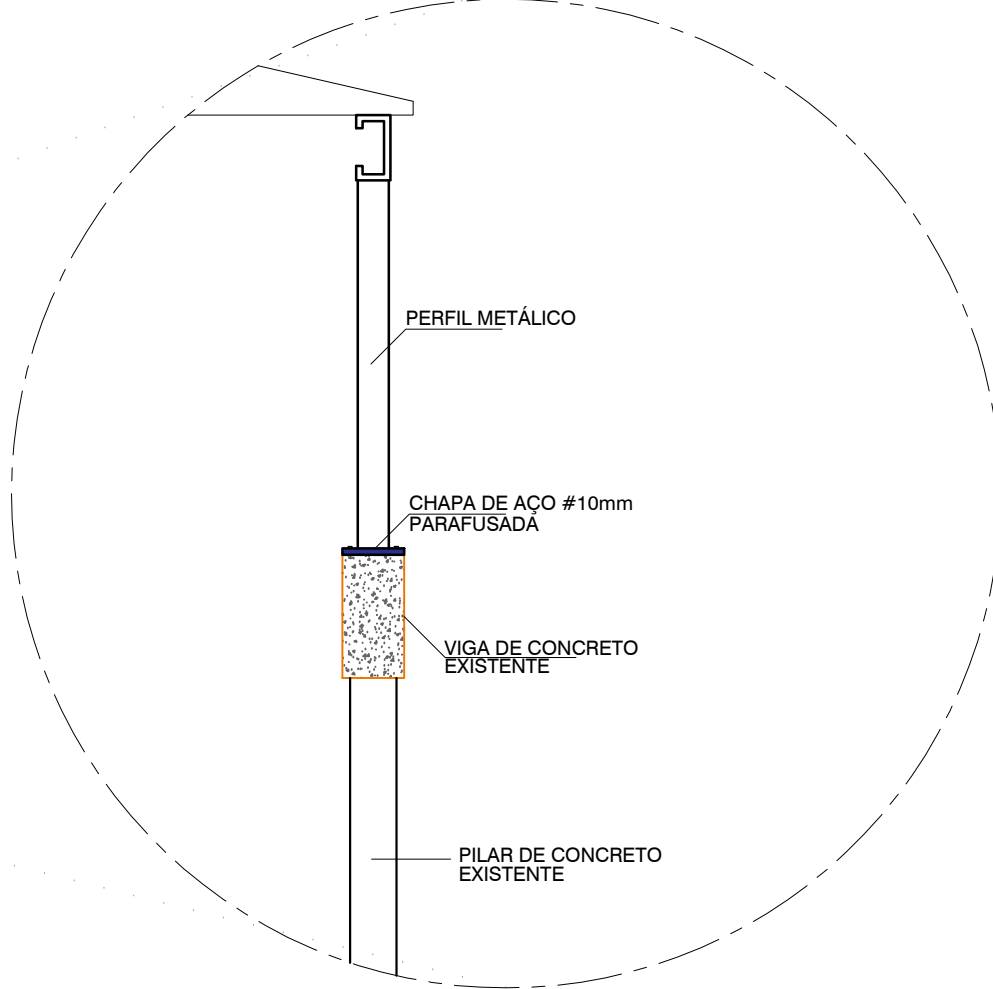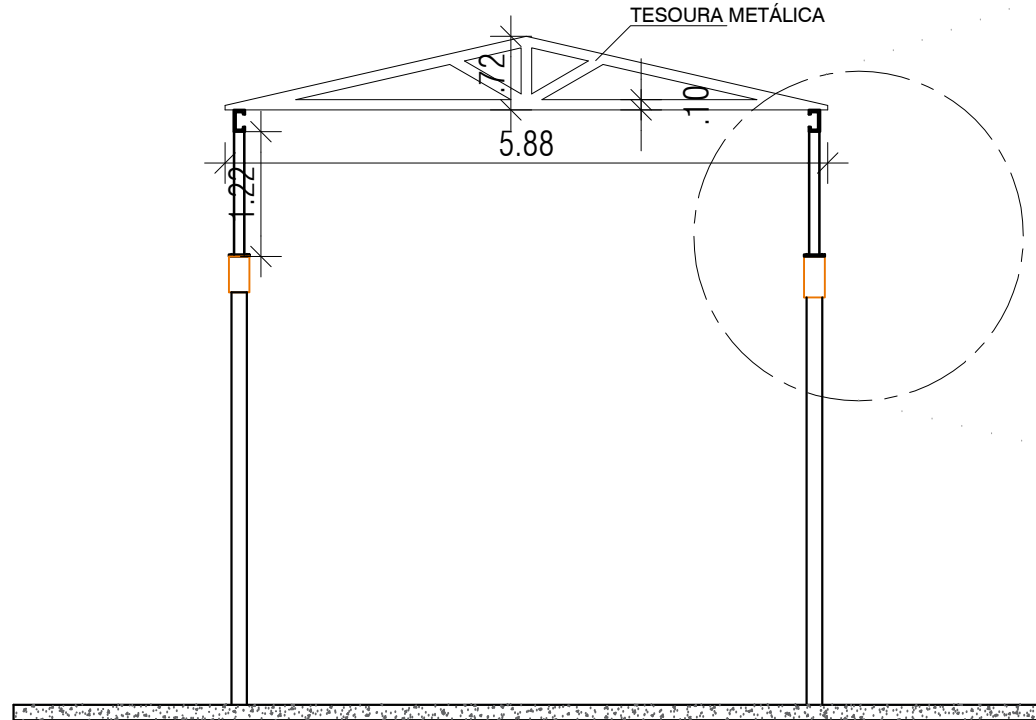


DETALHAMENTOS

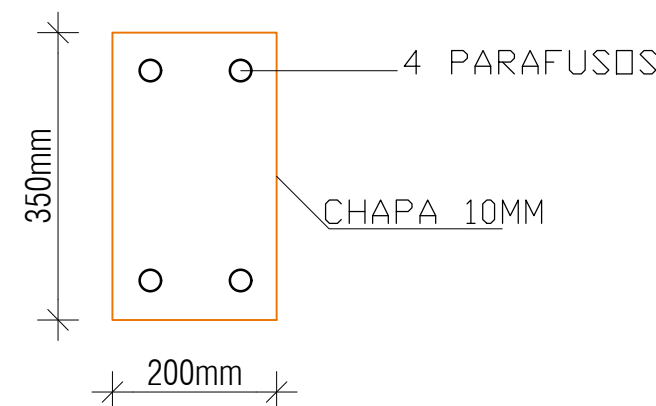


TERÇAS
UE 75X40X20 #3,00mm

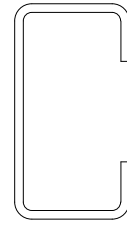

PEÇA
2UE 100X40X20 #3,00mm

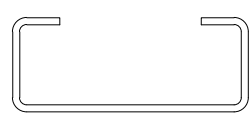

CHAPA-DETALHE

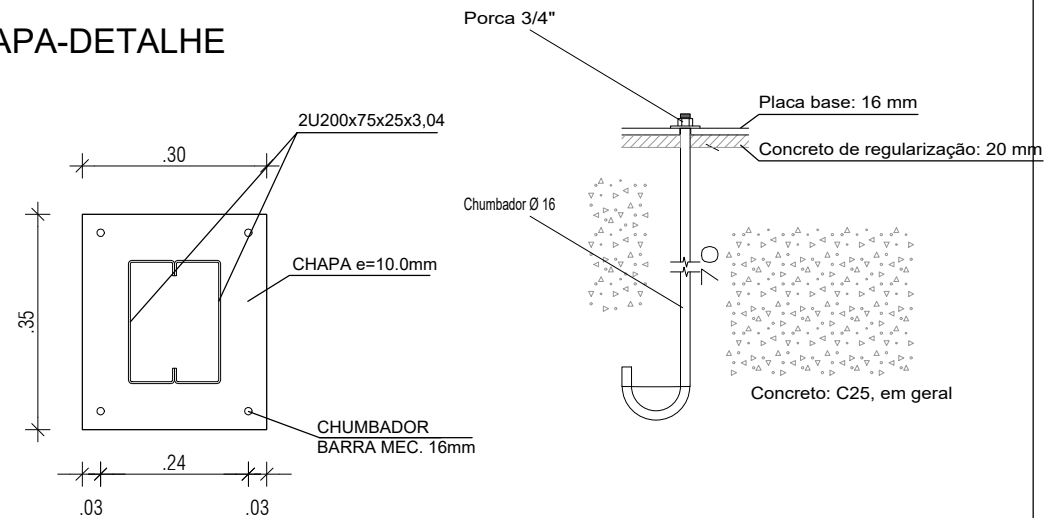

CHUMBADOR - BARRA MEC. Ø 5/8"



CONSTRUART
ARQUITETURA CONTEMPORÂNEA

07

REFORMA DO MERCADO MUNICIPAL DO ANGICO		
CONTEÚDO	ESTRUTURA COBERTURA - NOVA	ESCALA 1/75
PROPRIETÁRIO	PREFEITURA MUNICIPAL DE MAIRI	DATA 03/2023
ENDEREÇO	DISTRITO DO ANGICO - MAIRI/BA	REVISÃO
CONFERIR MEDIDAS NO LOCAL E EM CASO DE DÚVIDAS CONSULTAR A ARQUITETA ANTES DA EXECUÇÃO		

SILVANA MESSIAS DE FIGUEIREDO FERREIRA - CREA 27404/D - e-mail: messiasferreira@yahoo.com.br




As paredes das caixas de escadas, das guardas, dos acessos e das descargas devem ter acabamento liso. Conforme Item 4.7.4.1 NBR9077/2001

As caixas de escadas não podem ser utilizadas como depósitos, mesmo por curto espaço de tempo, nem para a localização de quaisquer móveis ou equipamentos, exceto os previstos especificamente nesta Norma. Conforme Item 4.7.4.2 NBR9077/2001

As escadas devem ter os pisos com condições antiderrapantes, e que permaneçam antiderrapantes com o uso. Conforme Item 4.8.1.4 NBR9077/2001

Guarda Corpo em material incombustível
Conforme Item 4.8.1 NBR9077/2001

Os corrimãos devem ser projetados de forma a poderem ser agarrados fácil e confortavelmente, permitindo um contínuo deslocamento da mão ao longo de toda a sua extensão, sem encontrar quaisquer obstruções, arestas ou soluções de continuidade. Conforme Item 4.8.2.3 NBR9077/2001.

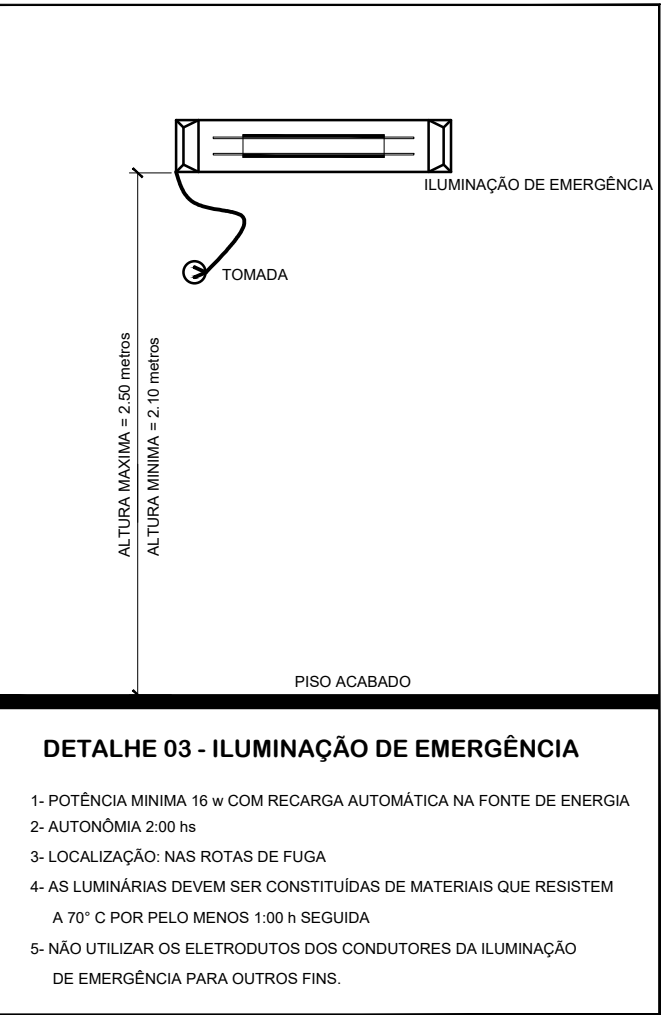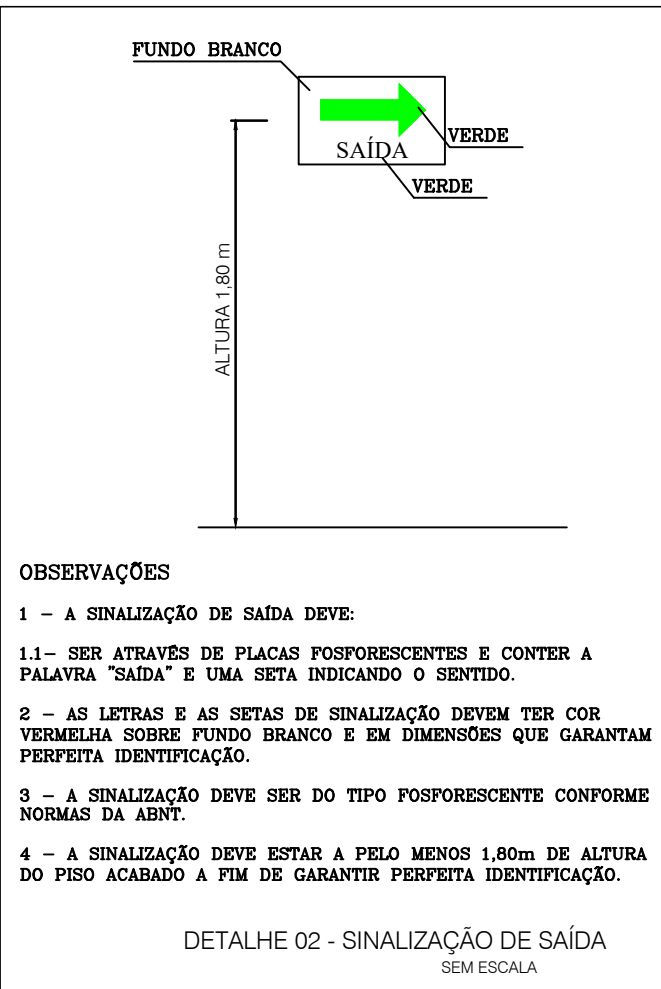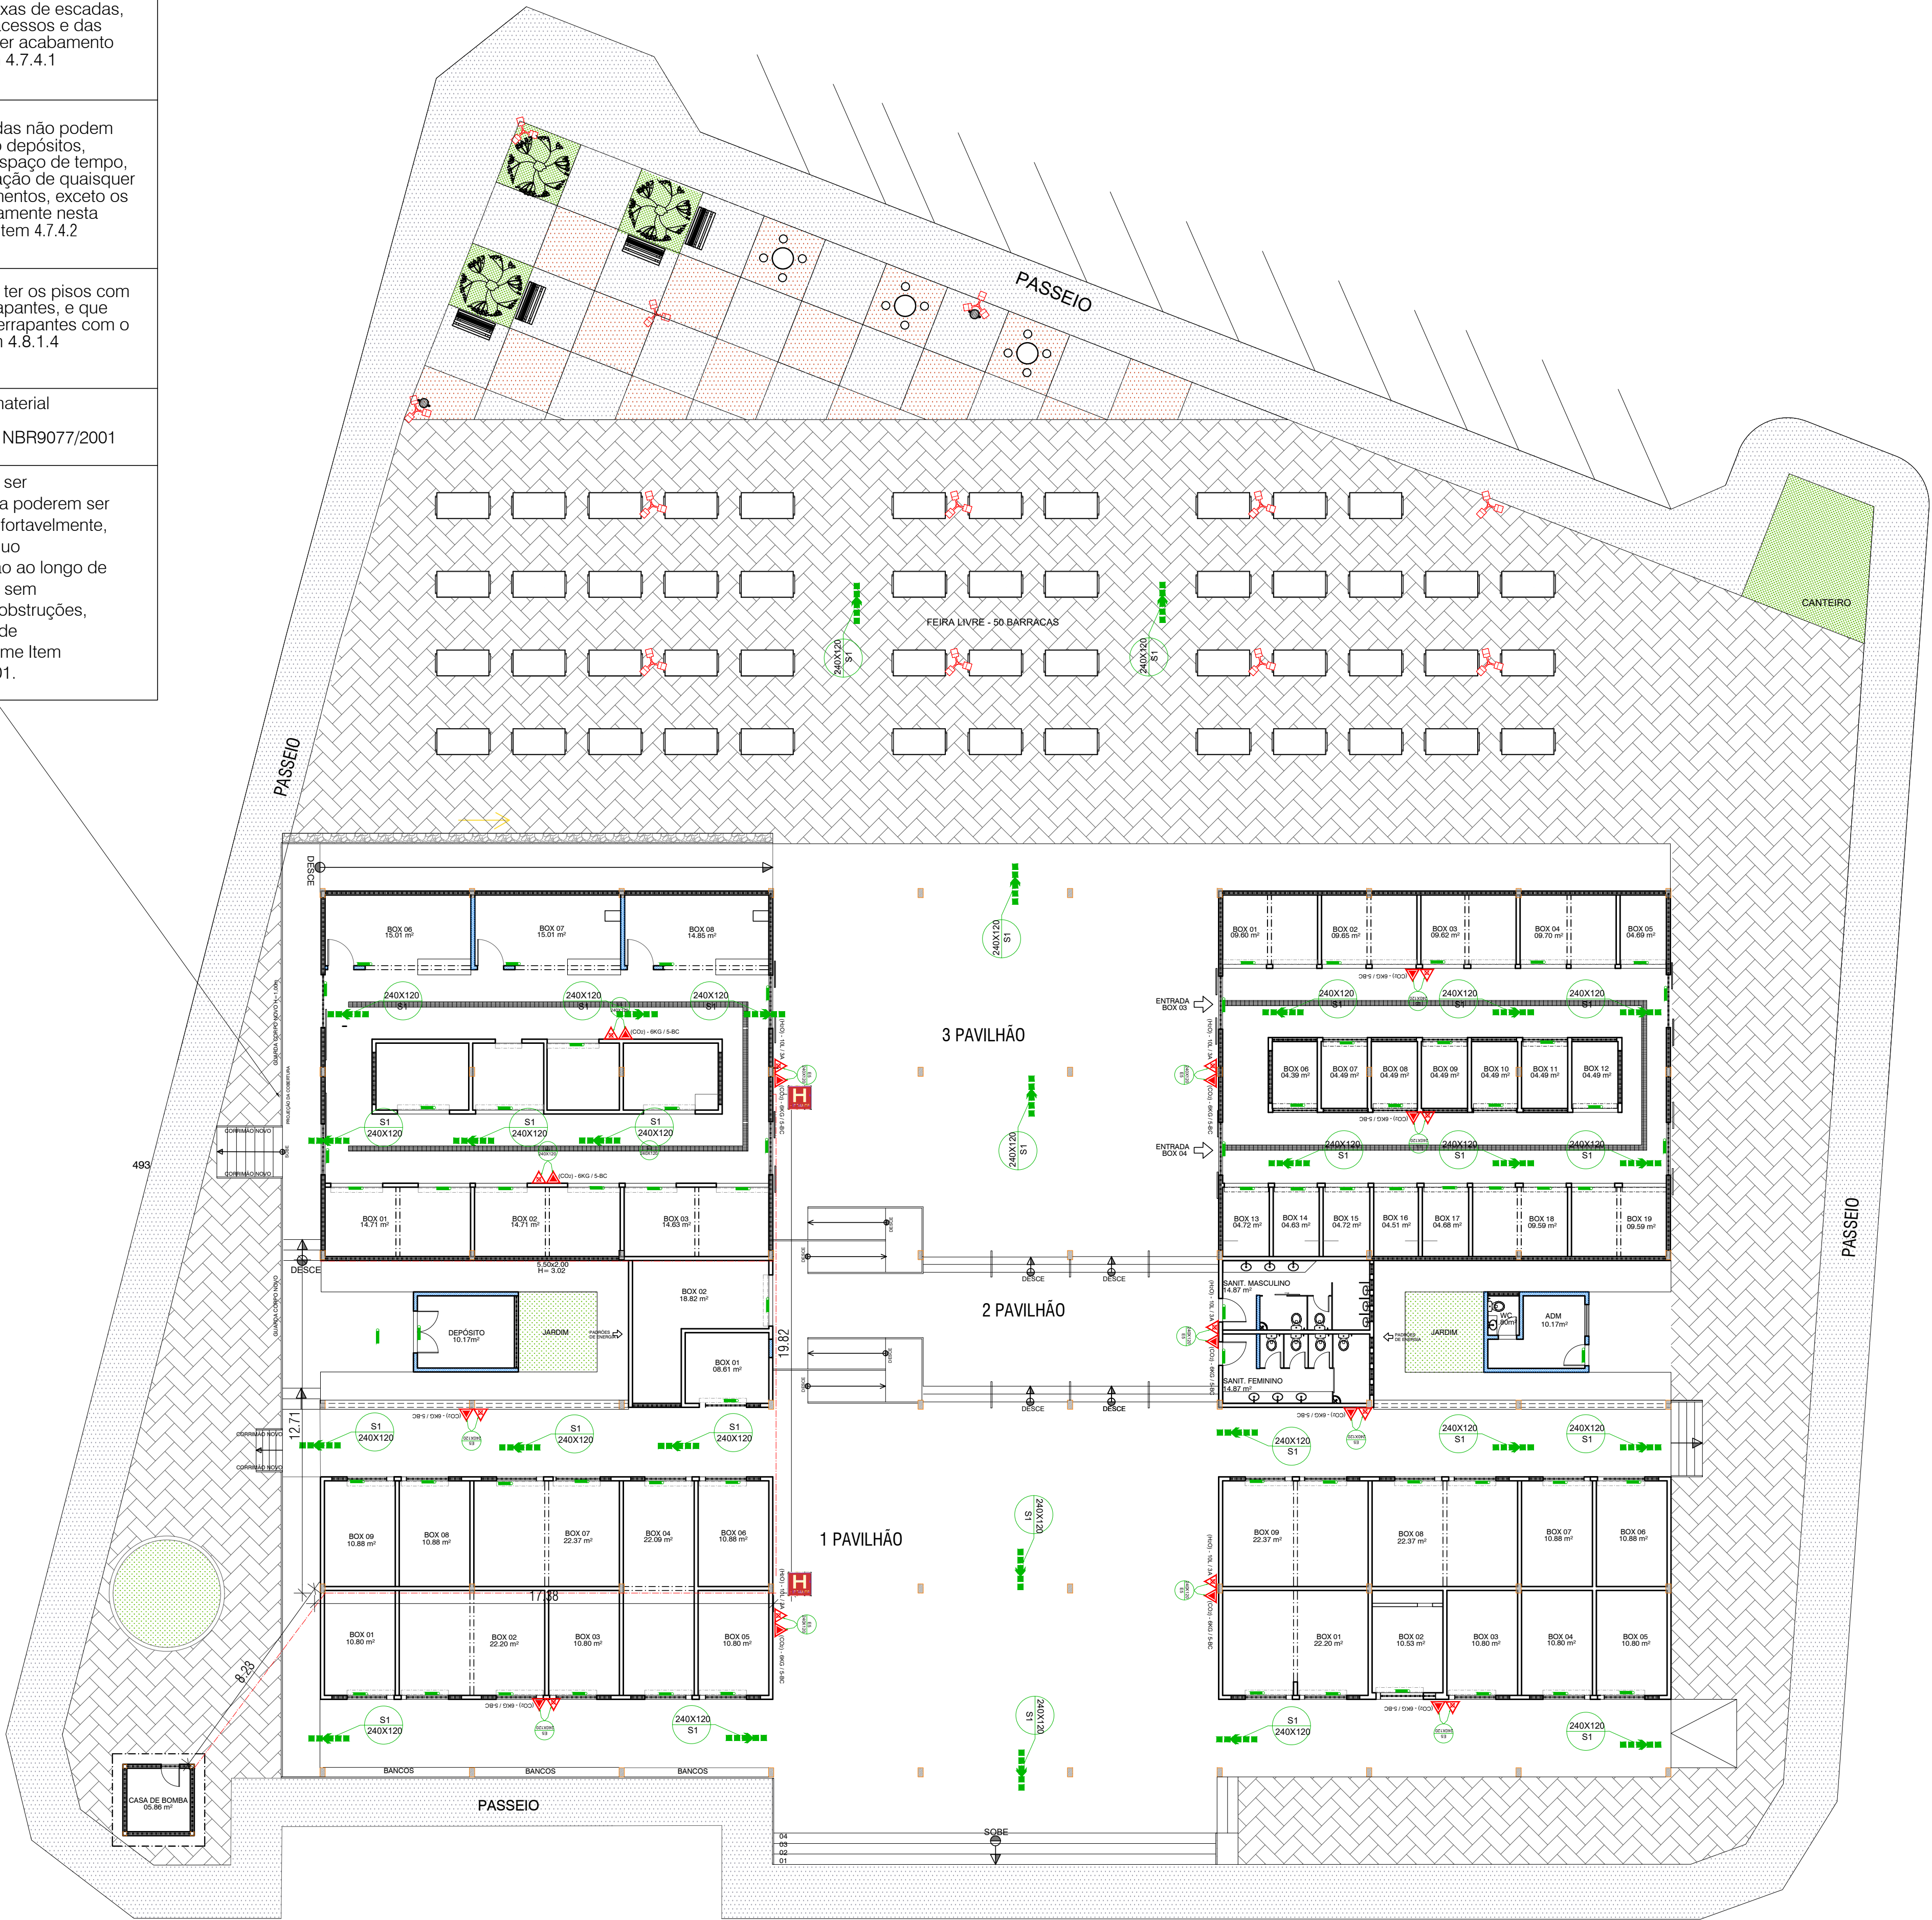

SÍMBOLO	DESCRIÇÃO
	EXTINTOR PORTÁTIL DE PÓ QUÍMICO SECO (PQS ABC) - 12KG / 3-A : 40-BC
	EXTINTOR PORTÁTIL DE PÓ QUÍMICO SECO (PQS) - 12KG / 40-BC
	EXTINTOR PORTÁTIL DE ÁGUA PRESSURIZADA (H2O) - 10L / 3A
	EXTINTOR PORTÁTIL DE GÁS CARBÔNICO (CO2) - 6KG / 5-BC
	CANALIZAÇÃO DE INCÊNDIO, EM AÇO CARBONO SOLDADO, SEM COSTURA
	HIDRANTE DE PAREDE NO INTERIOR DO ABRIGO
	ACIONADOR MANUAL/BOTONEIRA, INSTALADO A 1,20m DO PISO
	AVISADOR SONORO MECÂNICO/ ELETRÔNICO, INSTALADO A 2,20m DO PISO
	BOTONEIRA DE ACIONAMENTO MANUAL DAS BOMBAS DE INCÊNDIO, INSTALADO A 1,20m DO PISO
	ROTA DE FUGA - SAÍDA FINAL
	ROTA DE FUGA - DIREÇÃO A SEGUIR
	PONTO DE ILUMINAÇÃO DE EMERGÊNCIA COM 02 LÂMPADAS FLUORESCENTES 9W
	CONDULETE TIPO "L", EM ALUMÍNIO FUNDIDO
	CONDULETE TIPO "T", EM ALUMÍNIO FUNDIDO
	CONDULETE TIPO "X", EM ALUMÍNIO FUNDIDO
	ELETRODUTO EM FERRO OU AÇO GALVANIZADO DIÂMETRO MÍNIMO 25mm (1")
	REGISTRO DE RECALQUE COM VÁLVULA DE RETENÇÃO
	CENTRAL DE DETECÇÃO E ALARME
	BATERIA DE ACUMULADORES PARA O SISTEMA DE DETECÇÃO E ALARME
	PRUMADA DE HIDRANTE SUBINDO OU DESCENDO NOMENCLATURA DA TUBULAÇÃO DIÂMETRO DA TUBULAÇÃO
	PRUMADA DE DETECÇÃO SUBINDO OU DESCENDO NOMENCLATURA DA TUBULAÇÃO DIÂMETRO DA TUBULAÇÃO


ESPECIFICAÇÕES

 
 
 
 
 
 
 
 
 
 



 
 
 



 

 
 
 
A


CAIXA METÁLICA 60x60x20cm, MANGUEIRA TIPO 2 Ø38mm x 30,00m, (2 LANÇES DE 15,00m CADA), ESQUILHO Ø38mm REQUENTE Ø16mm

B

ALARME COM BOTONEIRA TIPO QUEBRE O VIDRO E SINALIZADOR ÁUDIO VISUAL, h=1,35m

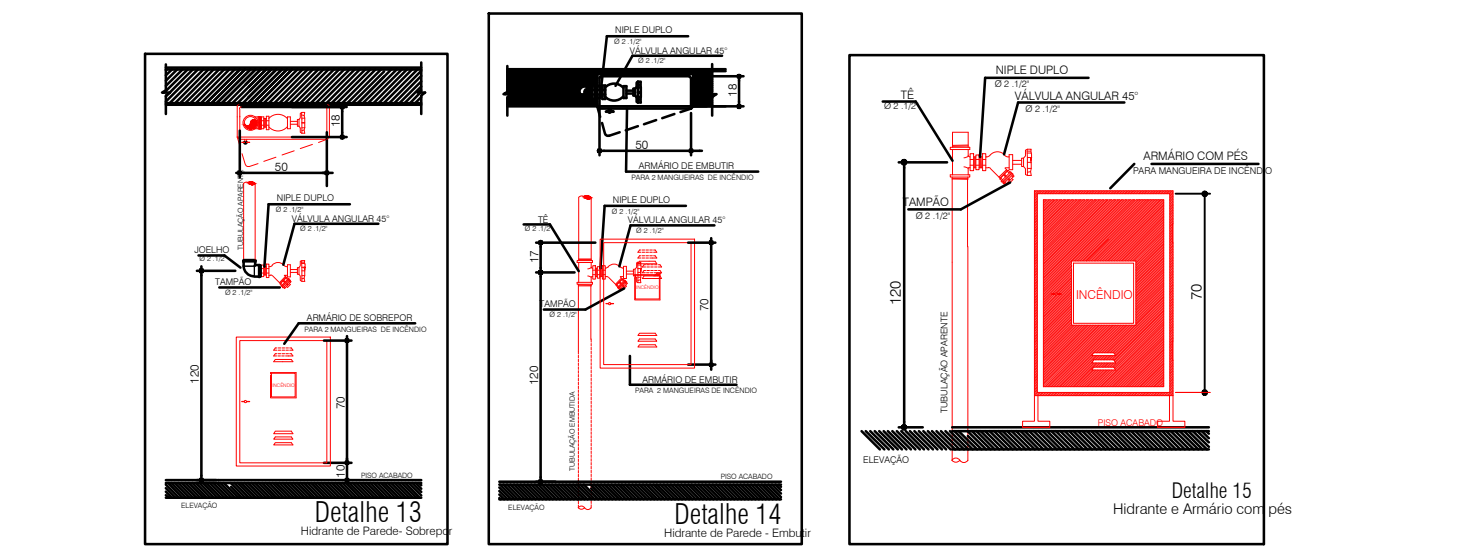

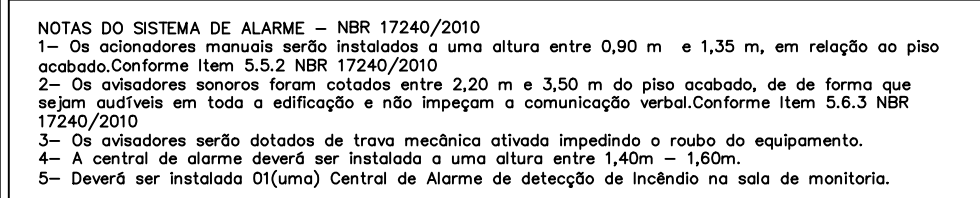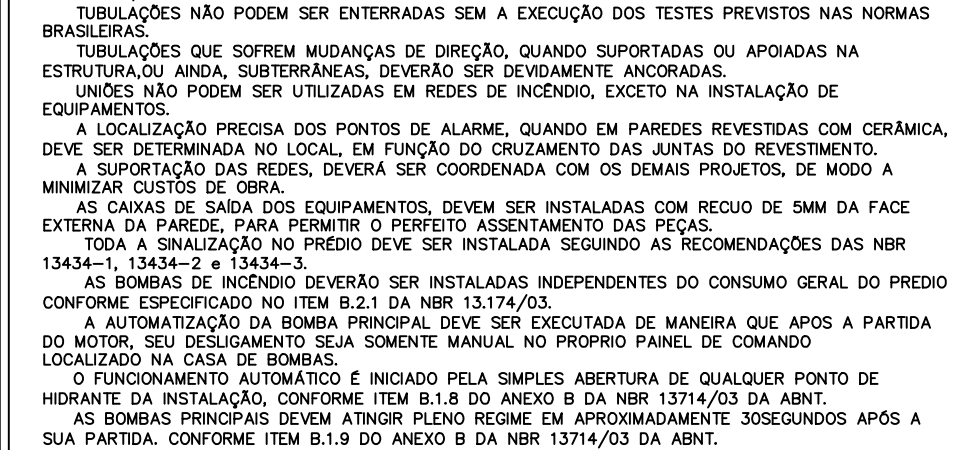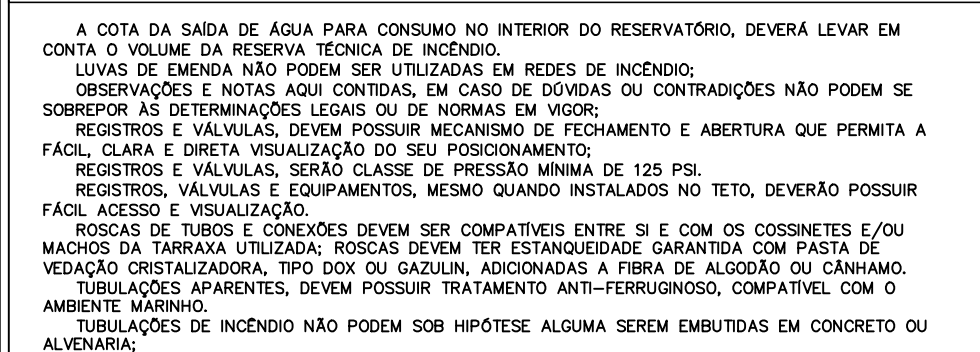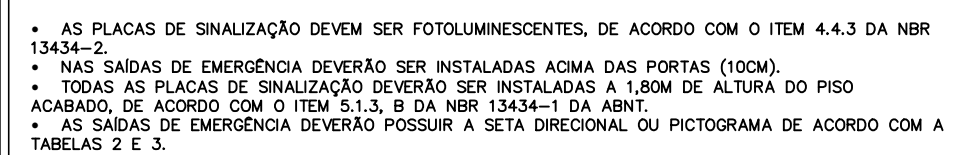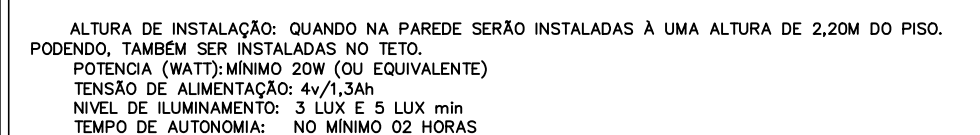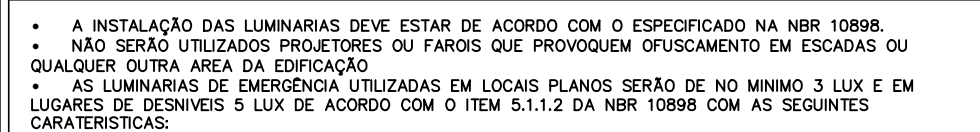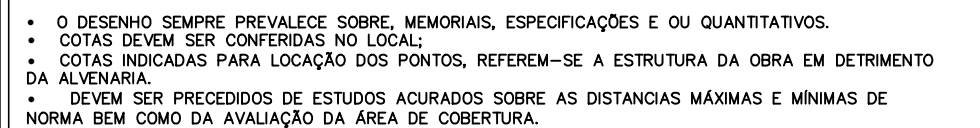

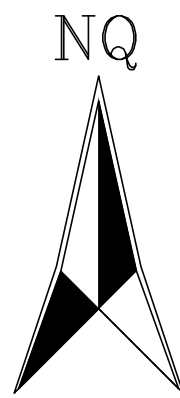


PÇ. DA CULTURA

RUA ITABUNA

TRAVESSA ALEXANDRE R. RIOS

RUA ALEXANDRE R. RIOS

ESCOLA RURAL

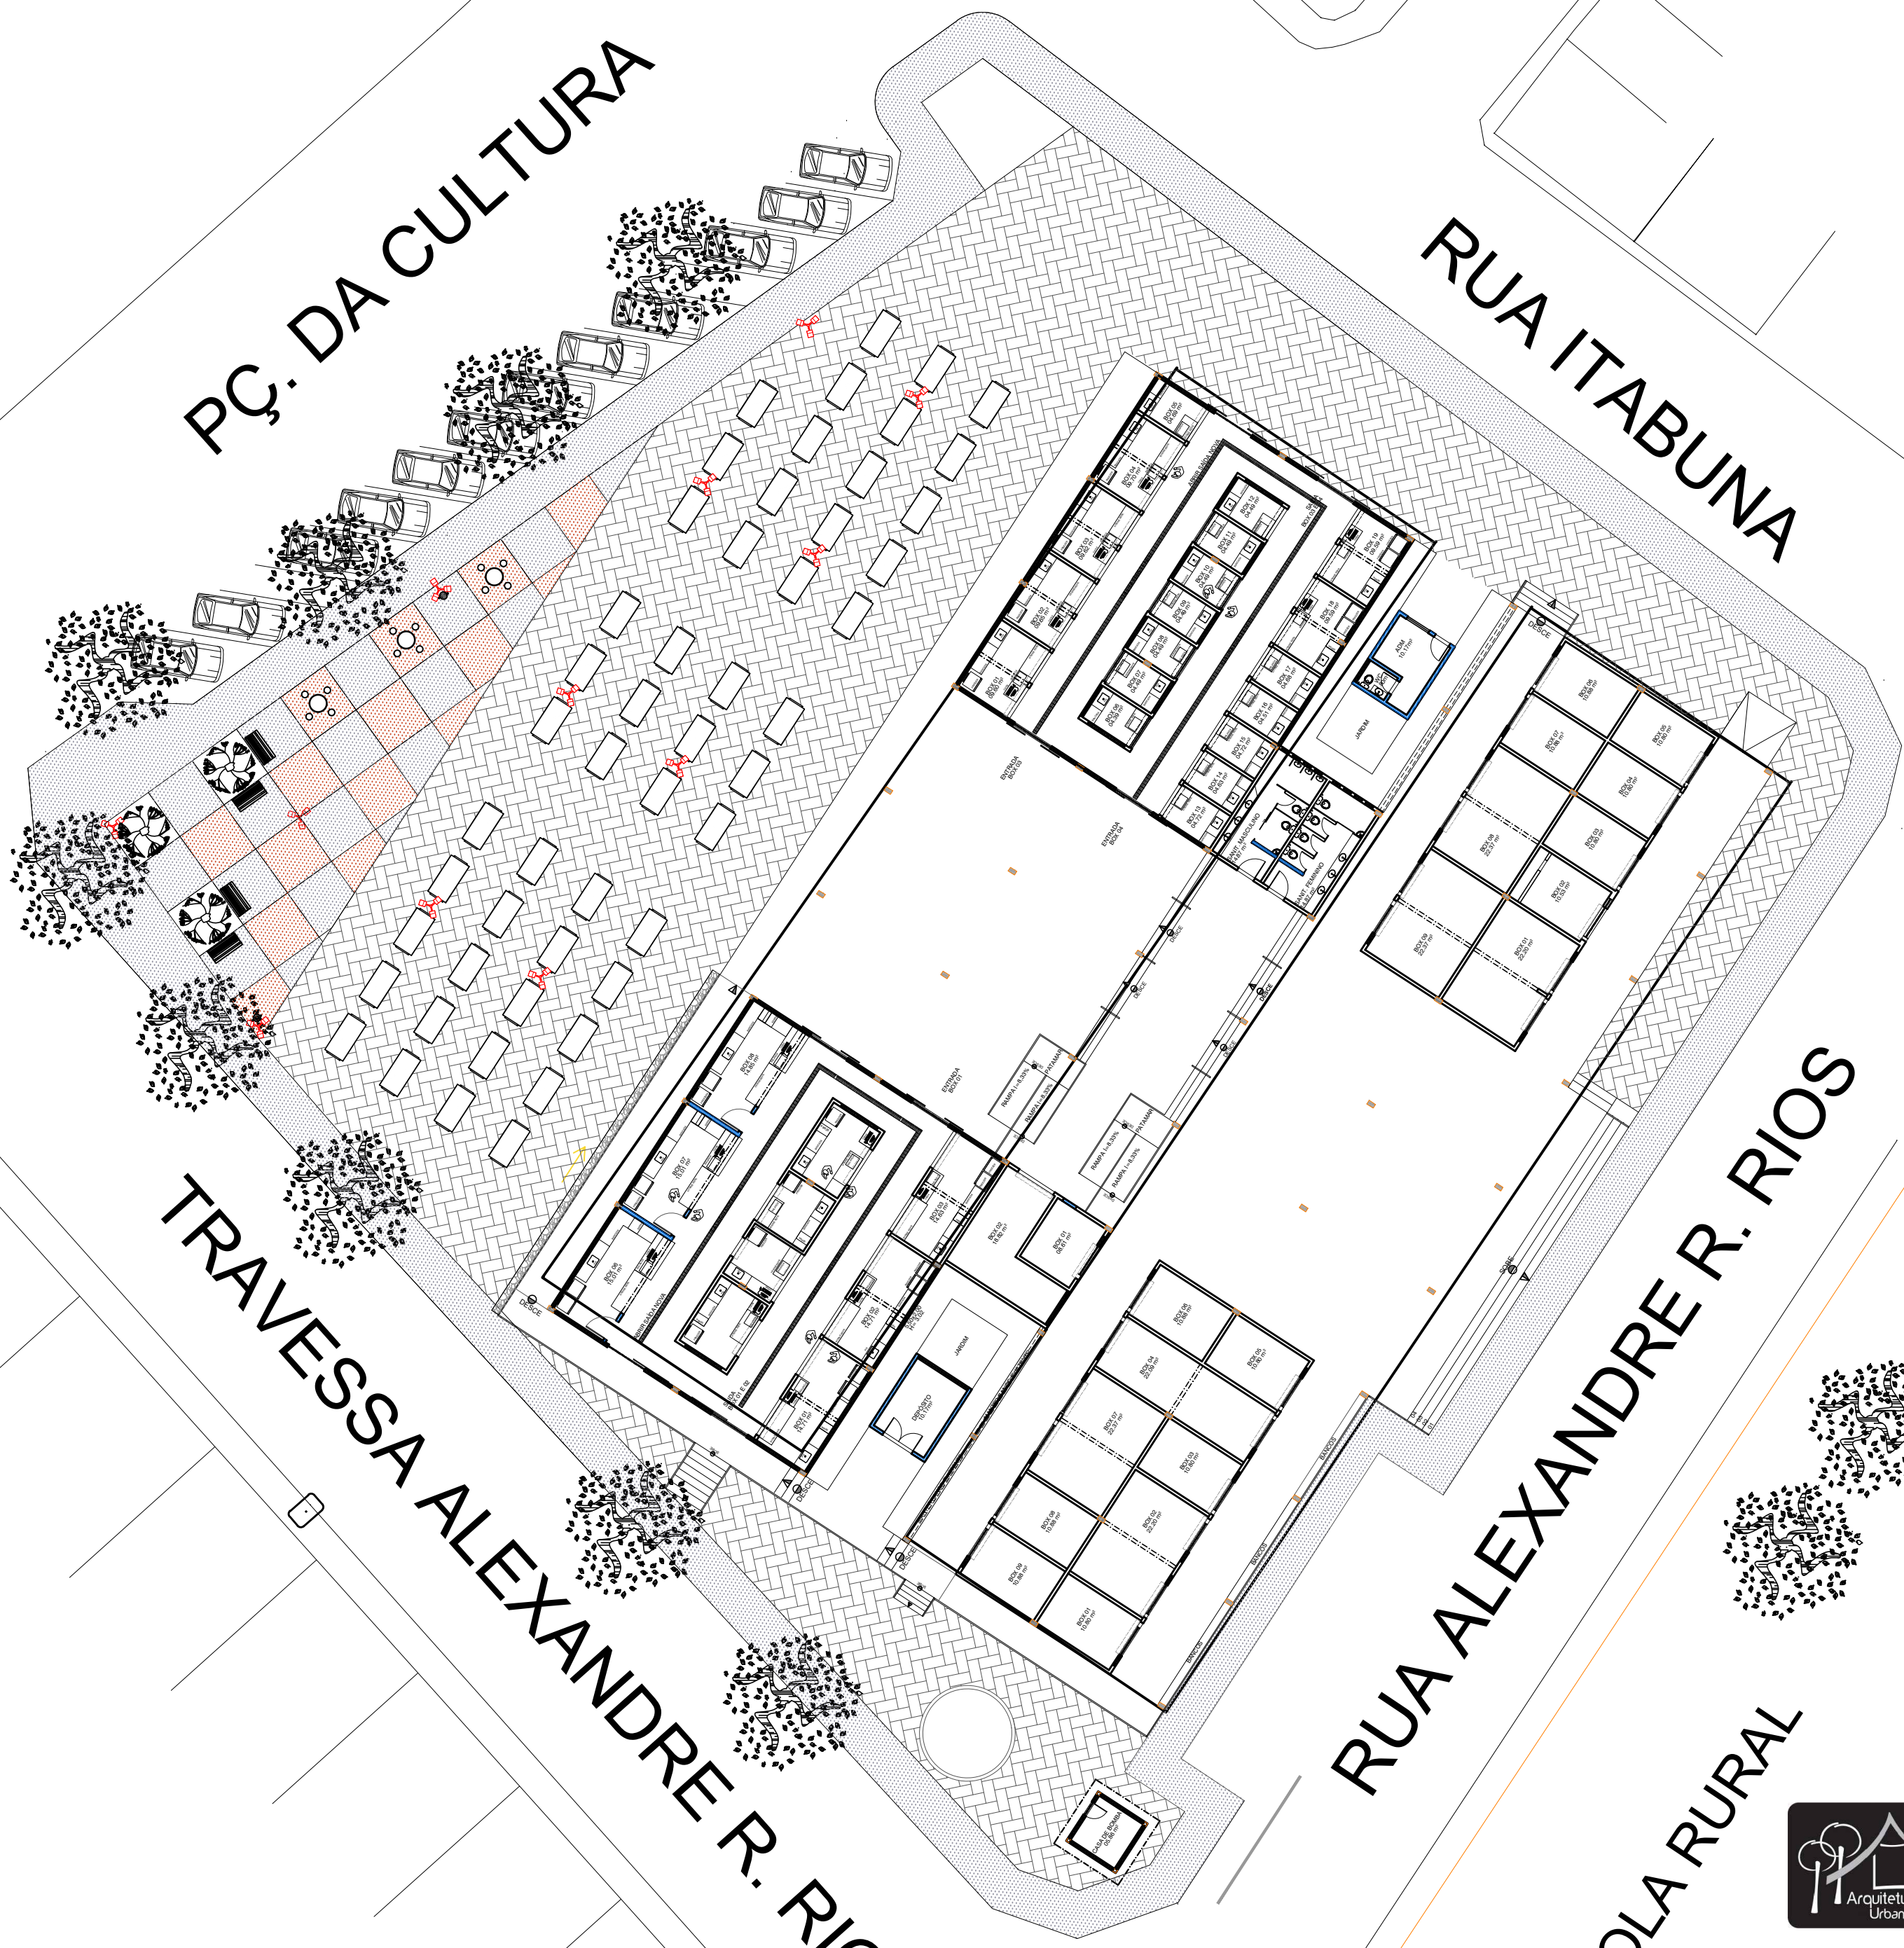


CONSTRUART
ARQUITETURA CONTEMPORÂNEA

01

01

REFORMA DO MERCADO MUNICIPAL DO ANGICO			
CONTEÚDO	SITUAÇÃO	ESCALA	
PROPRIETÁRIO	PREFEITURA MUNICIPAL DE MAIRI	DATA	1/250
ENDEREÇO	DISTRITO DO ANGICO - MAIRI/BA		03/2023
CONSTRUIART - SILVANA MESSIAS DE FIGUEIREDO FERREIRA		CREA 27404/D	
..... MESSIASFERREIRA@YAHOO.COM.BR			

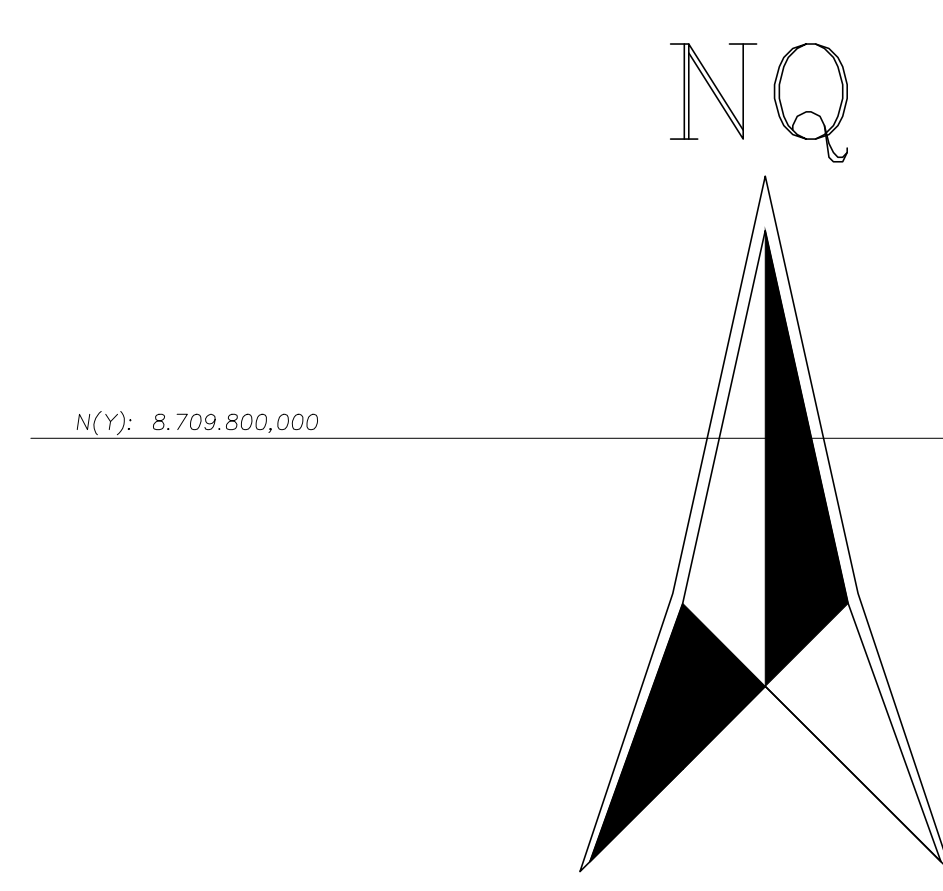

N(Y): 8.709.800,000

N(Y): 8.709.600,000

N(Y): 8.709.400,000

N(Y): 8.709.200,000

N(Y): 8.709.000,000

N(Y): 8.708.800,000

E(X): 358.000,000

E(X): 359.400,000

E(X): 359.800,000

E(X): 359.800,000

E(X): 359.800,000



MERCADO ANGICO



CONSTRUART
ARQUITETURA CONTEMPORÂNEA

REFORMA DO MERCADO MUNICIPAL DO ANGICO		
CONTÉUDO	LOCALIZAÇÃO	ESCALA
PROPRIETÁRIO	PREFEITURA MUNICIPAL DE MAIRI	1/1500
ENDREÇO	DISTRITO DO ANGICO - MAIRI/BA	DATA
CONSTRUTORA	CONSTRUTORA DE OBRAS DE ENGENHARIA	03/2023