



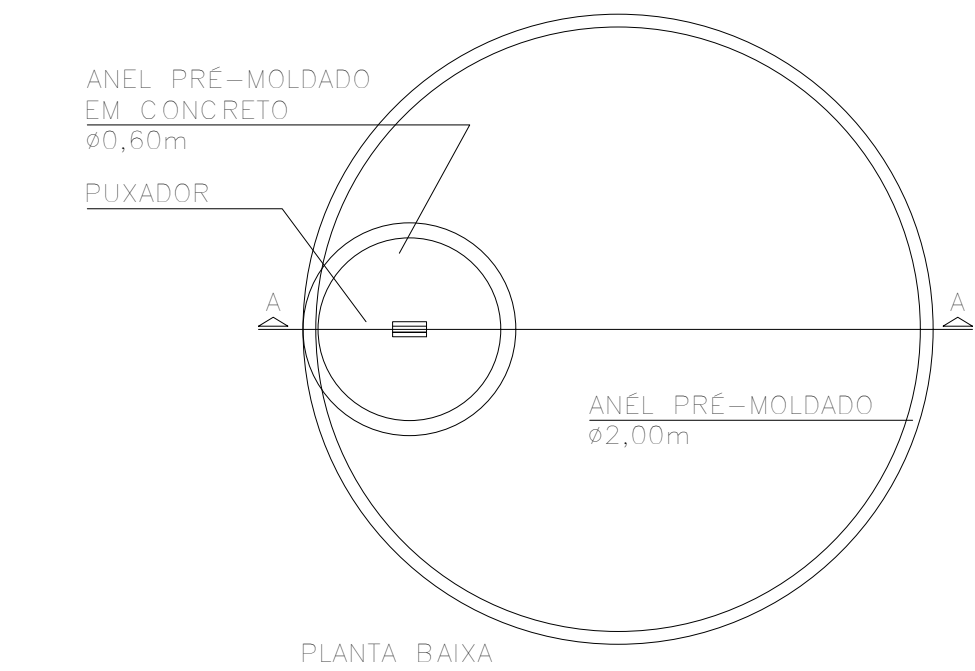


PLANTA BAIXA

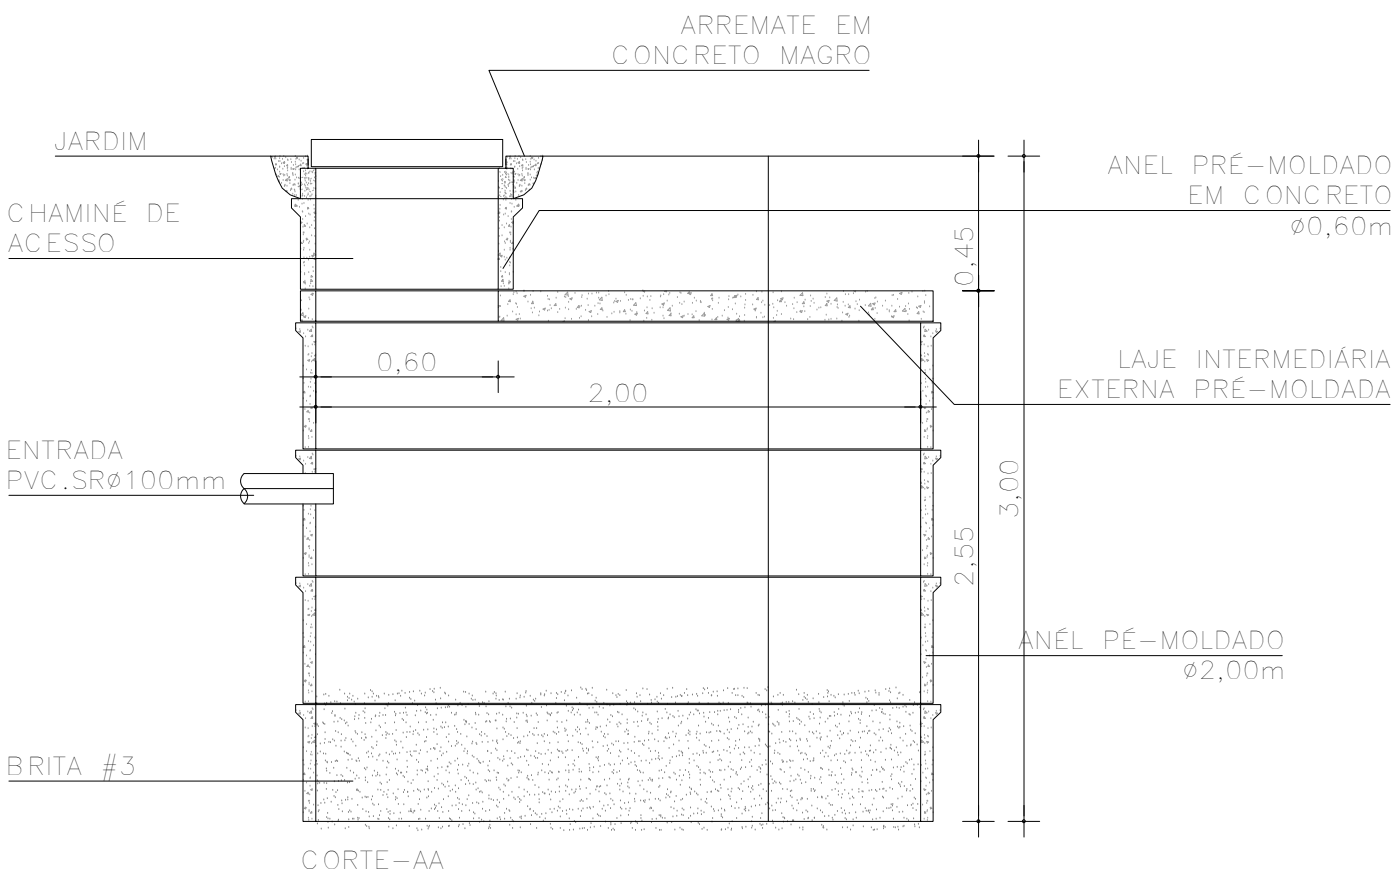


CORTE-AA


DET. POÇO DE INFILTRAÇÃO
ESCALA 1 : 25

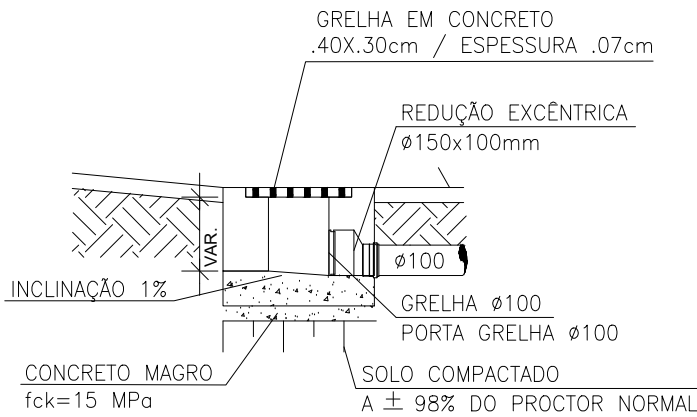

DET. SAÍDA LATERAL GRELHA
ESCALA 1 : 20

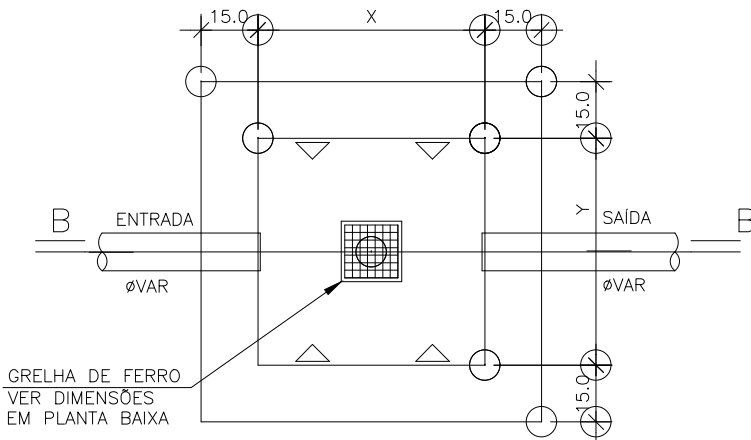

PLANTA BAIXA
ESCALA 1 : 20

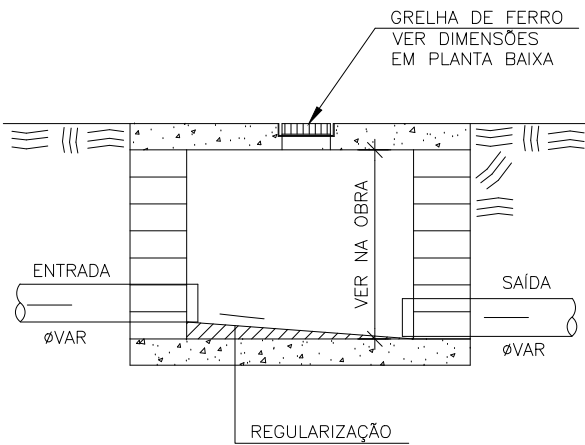

CORTE B - B
ESCALA 1 : 20

AS DIMENSÕES (X e Y) DEVERÃO SER CONFIRMADAS EM PLANTA BAIXA

DET. CAIXA DE INSPEÇÃO
ESCALA 1 : 25

André Clemente Correia
Engenheiro de Tecnologia S/A
André Clemente Correia
Coordenador de Contratos

CONSÓRCIO SAÚDE CONCREMAT-MEP - CNPJ 60.255.454/0001-35
RUA JOAQUIM PALHARES, no. 40, ANDAR 5 - RIO DE JANEIRO/RJ - CEP 20.260-080 - FONE (21) 3535-4131
Medidas em metros. Conferir medidas no local.
O valor da cota prevalece ao da escala. Antes de qualquer alteração consultar o arquiteto responsável.

REV	DATA	CONTEÚDO	REV	DATA	CONTEÚDO
00	21/07/2026	EMISSÃO INICIAL			
01	26/08/2026	REDIRECIONAMENTO DA REDE			

Nome do Empreendimento			UBS II		
Endereço do Empreendimento			CABECEIRA DA JIBÓIA, VITÓRIA DA CONQUISTA, BAHIA		
Disciplina			ÁGUAS PLUVIAIS		
Título do desenho			Etapa		
PLANTA DE DETALHES			PROJETO EXECUTIVO		
CONSÓRCIO SAÚDE CONCREMAT MEP			Projeta e coordenador		Prancha
			CONSÓRCIO SAÚDE CONCREMAT-MEP - CNPJ 60.255.454/0001-35 RUA JOAQUIM PALHARES, no. 40, ANDAR 5 - RIO DE JANEIRO/RJ - CEP 20.260-080 FONE (21) 3535-4131		
			Responsável Técnico pelo Projeto de Águas Pluviais		Revisão
			ANDRÉ CLEMENTE CORREIA ENGENHEIRO CREA: 1809024404		
			01		Especialidade
					PLU
					Escala
					1/20