



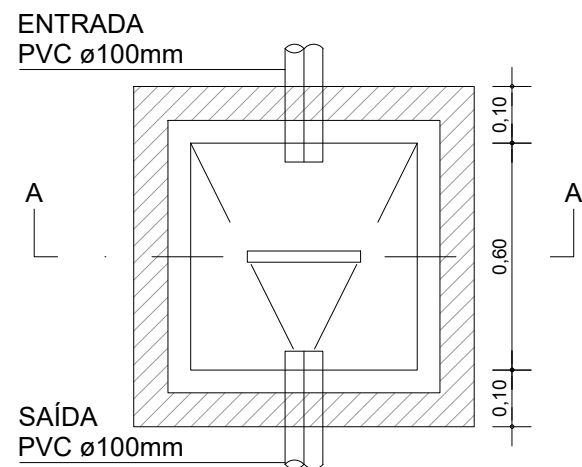

PLANTA BAIXA

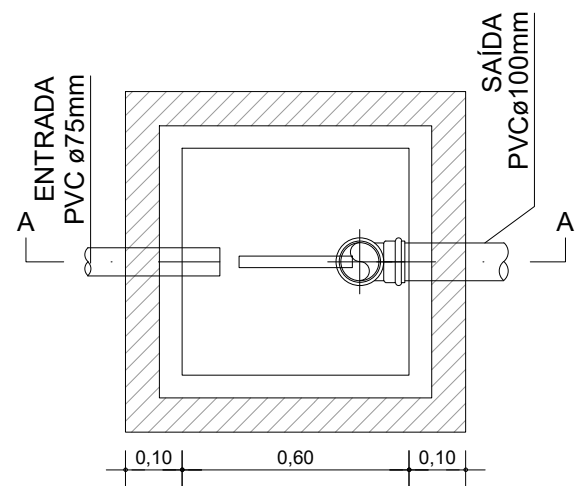


PLANTA BAIXA

CANTONEIRA METÁLICA "L"
(ABAS IGUAIS) 2"X3/16"

PEGADOR

TAMPA CONCRETO
ESPESSURA MIN. 0,07m

PVC ø100mm
FUNDO DE CONCRETO
MAGRO

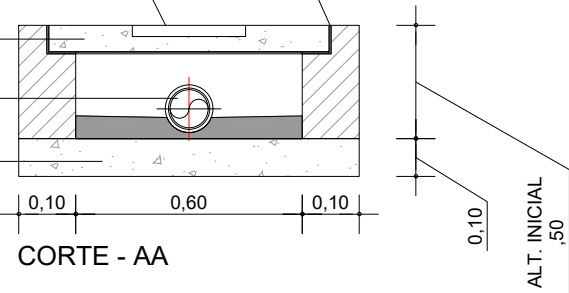


CORTE - AA

CANTONEIRA METÁLICA "L"
(ABAS IGUAIS) 2"X3/16"

PEGADOR

TAMPA EM CONCRETO

FUNDO DE
CONCRETO MAGRO

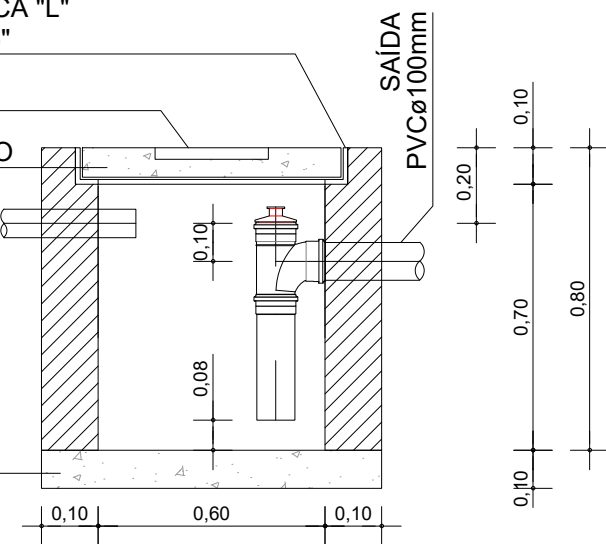

DET. CAIXA DE PASSAGEM
ESCALA 1 : 20

DET. CAIXA DE ESPUMA
ESCALA 1 : 20

André Clemente Correia
Concepção Engenharia e Tecnologia S/A
André Clemente Correia
Coordenador de Projetos

CONSÓRCIO SAÚDE CONCREMAT-MEP - CNPJ 60.255.454/0001-35
RUA JOAQUIM PALHARES, no. 40, ANDAR 5 - RIO DE JANEIRO/RJ - CEP 20.260-080 - FONE (21) 3535-4131
Medidas em metros. Conferir medidas no local.
O valor da cota prevalece ao da escala. Antes de qualquer alteração consultar o arquiteto responsável.

REV	DATA	CONTEÚDO	REV	DATA	CONTEÚDO
00	26/08/2026	EMIÇÃO INICIAL			

Nome do Empreendimento UBS II			
Endereço do Empreendimento RUA SANTA CATARINA, VILA SIMÃO, VITÓRIA DA CONQUISTA/BA		Disciplina ESGOTO	
Título do desenho PLANTA DE DETALHES		Etapa PROJETO EXECUTIVO	
	Projetista e coordenador CONSÓRCIO SAÚDE CONCREMAT-MEP - CNPJ 60.255.454/0001-35 RUA JOAQUIM PALHARES, no. 40, ANDAR 5 - RIO DE JANEIRO/RJ - CEP 20.260-080 FONE (21) 3535-4131 Responsável Técnico pelo Projeto de Esgoto ANDRÉ CLEMENTE CORREIA ENGENHEIRO CREA: 1809024404	Prancha 02/02	Especialidade ESG
		Revisão 00	Escala 1/20