



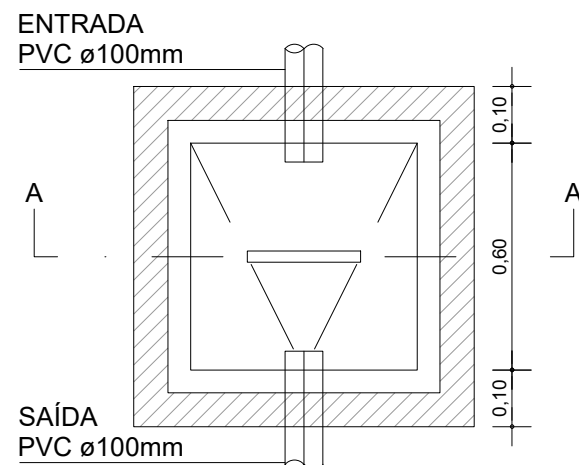

PLANTA BAIXA

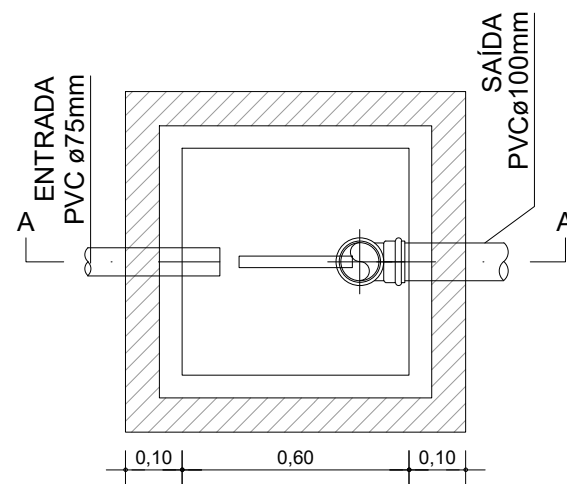


PLANTA BAIXA

CANTONEIRA METÁLICA "L"  
(ABAS IGUAIS) 2"X3/16"

PEGADOR

TAMPA CONCRETO  
ESPESSURA MIN. 0,07m

PVC ø100mm  
FUNDO DE CONCRETO  
MAGRO

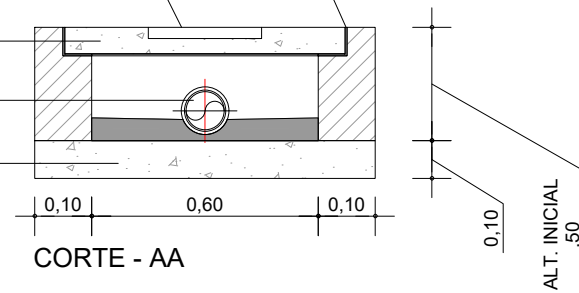


CORTE - AA

CANTONEIRA METÁLICA "L"  
(ABAS IGUAIS) 2"X3/16"

PEGADOR

TAMPA EM CONCRETO

FUNDO DE  
CONCRETO MAGRO

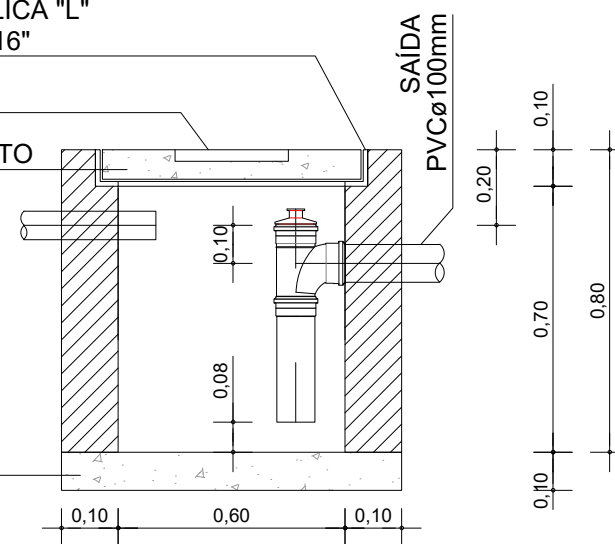

DET. CAIXA DE PASSAGEM  
ESCALA 1 : 20

DET. CAIXA DE ESPUMA  
ESCALA 1 : 20

*André Clemente Correia*  
Concepção Engenharia e Tecnologia SA  
André Clemente Correia  
Coordenador de Projetos

CONSÓRCIO SAÚDE CONCREMAT-MEP - CNPJ 60.255.454/0001-35  
RUA JOAQUIM PALHARES, no. 40, ANDAR 5 - RIO DE JANEIRO/RJ - CEP 20.260-080 - FONE (21) 3535-4131  
Medidas em metros. Conferir medidas no local.  
O valor da cota prevalece ao da escala. Antes de qualquer alteração consultar o arquiteto responsável.

| REV | DATA       | CONTEÚDO       | REV | DATA | CONTEÚDO |
|-----|------------|----------------|-----|------|----------|
| 00  | 01/09/2026 | EMIÇÃO INICIAL |     |      |          |
|     |            |                |     |      |          |
|     |            |                |     |      |          |

|                                                                                       |                                                                                                                                                                                                                                                                                                               |                            |                             |
|---------------------------------------------------------------------------------------|---------------------------------------------------------------------------------------------------------------------------------------------------------------------------------------------------------------------------------------------------------------------------------------------------------------|----------------------------|-----------------------------|
| Nome do Empreendimento<br><b>UBS II</b>                                               |                                                                                                                                                                                                                                                                                                               |                            |                             |
| Endereço do Empreendimento<br>RUA PASCOAL, CAMAÇARI - BA                              |                                                                                                                                                                                                                                                                                                               | Disciplina<br>ESGOTO       |                             |
| Título do desenho<br>PLANTA DE DETALHES                                               |                                                                                                                                                                                                                                                                                                               | Etapa<br>PROJETO EXECUTIVO |                             |
|  | <b>Projetista e coordenador</b><br>CONSÓRCIO SAÚDE CONCREMAT-MEP - CNPJ 60.255.454/0001-35<br>RUA JOAQUIM PALHARES, no. 40, ANDAR 5 - RIO DE JANEIRO/RJ - CEP 20.260-080<br>FONE (21) 3535-4131<br><b>Responsável Técnico pelo Projeto de Esgoto</b><br>ANDRÉ CLEMENTE CORREIA<br>ENGENHEIRO CREA: 1809024404 | Prancha<br><b>02/02</b>    | Especialidade<br><b>ESG</b> |
|                                                                                       |                                                                                                                                                                                                                                                                                                               | Revisão<br>00              | Escala<br>1/20              |