




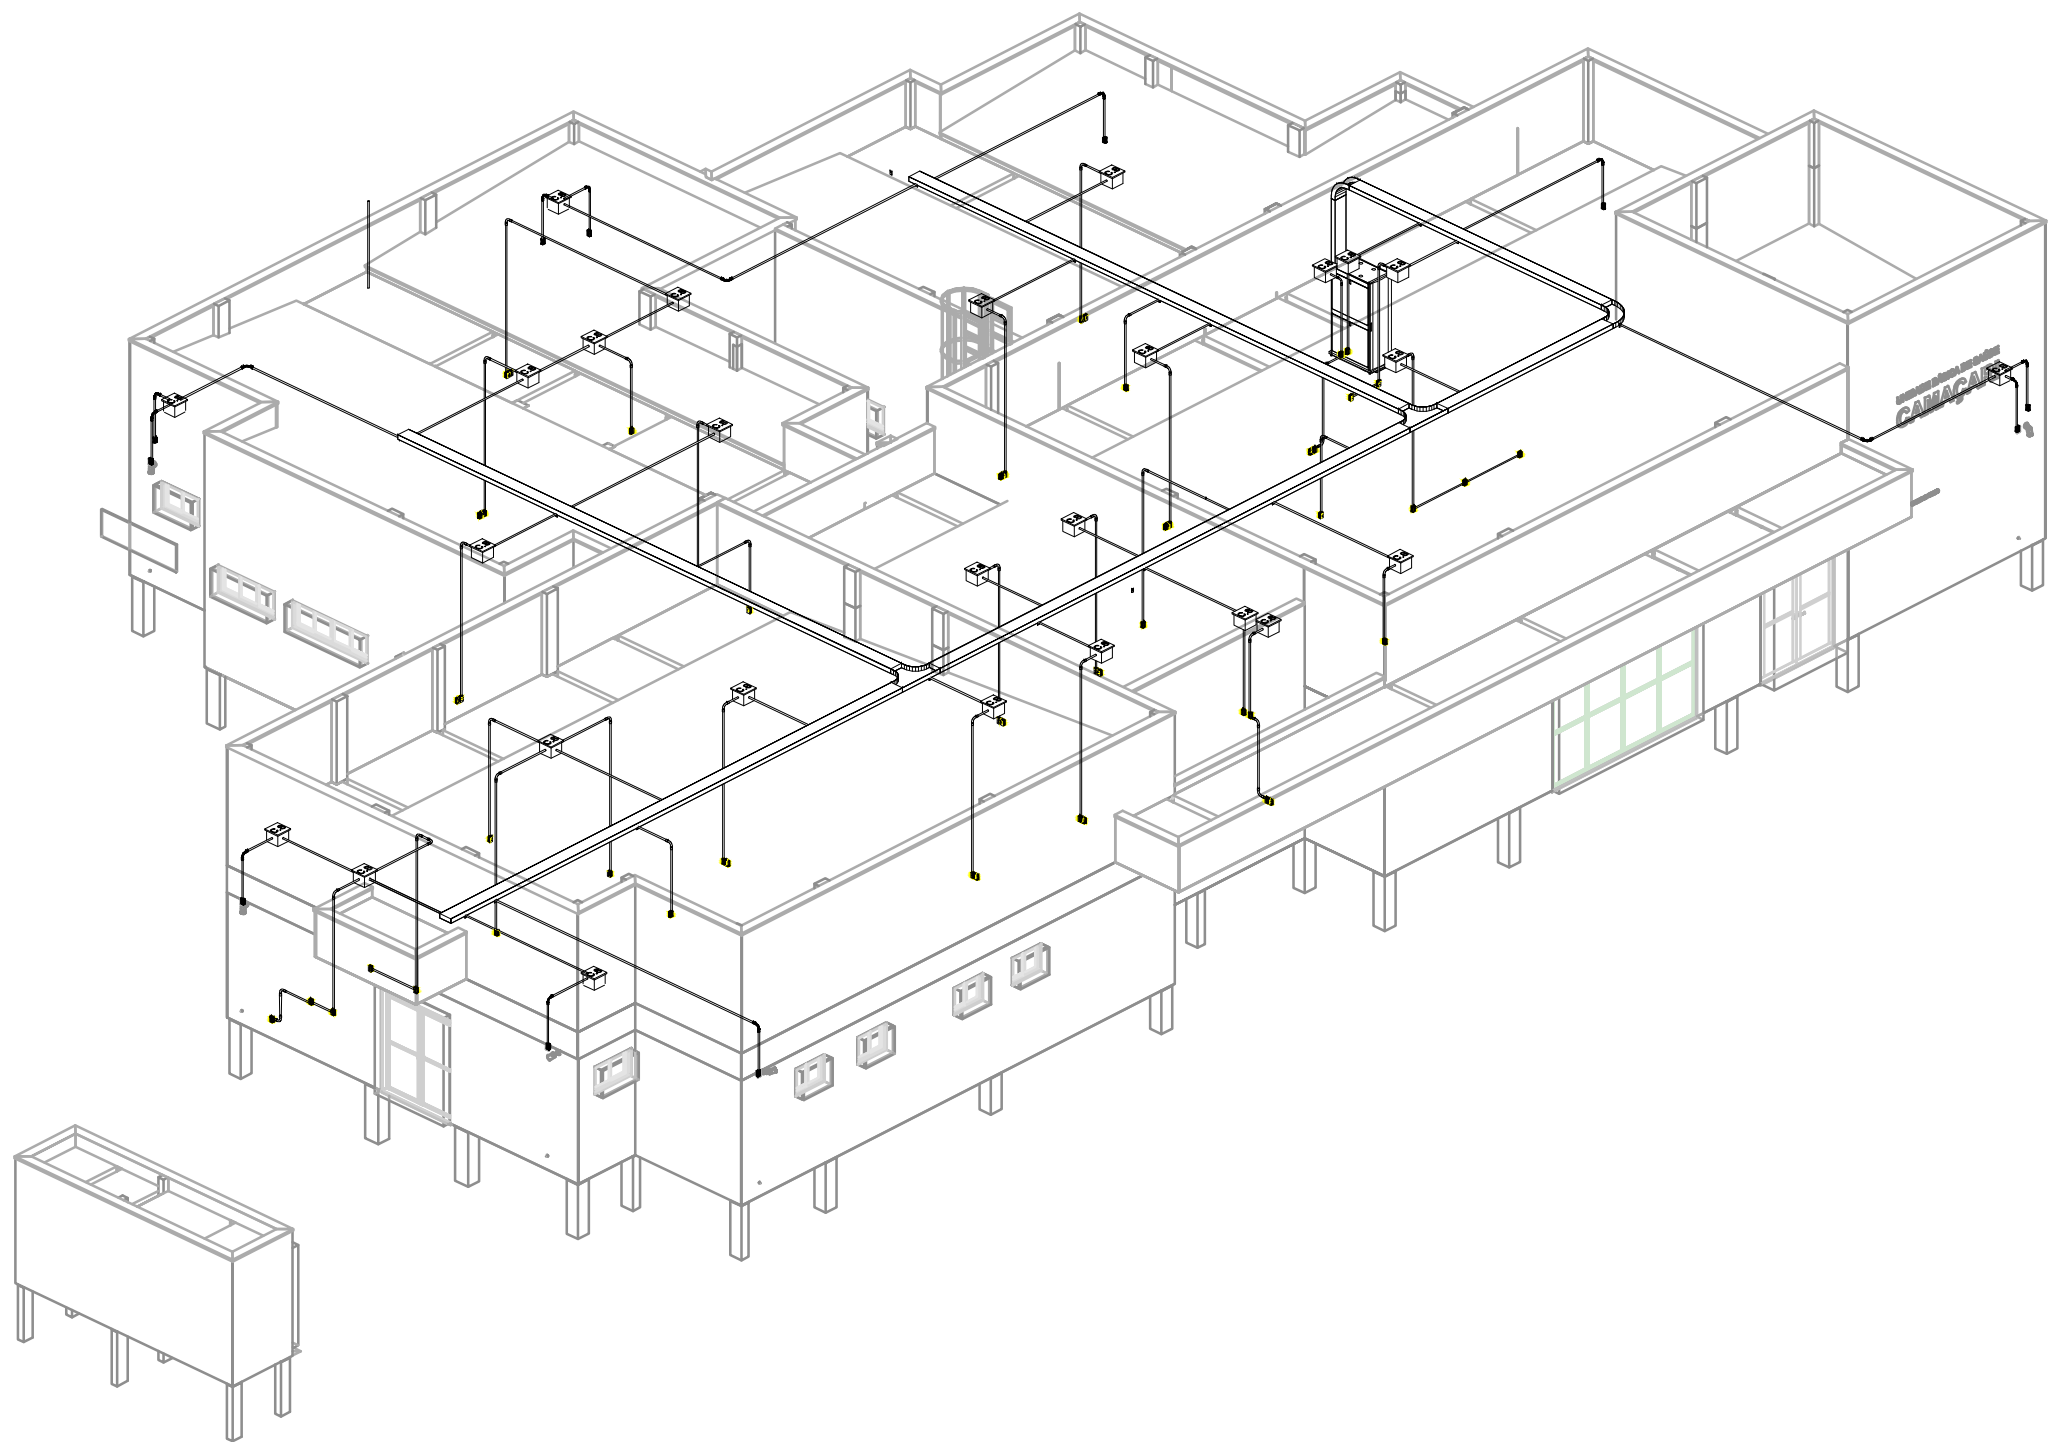

3D Projeto Cabeamento x CFTV

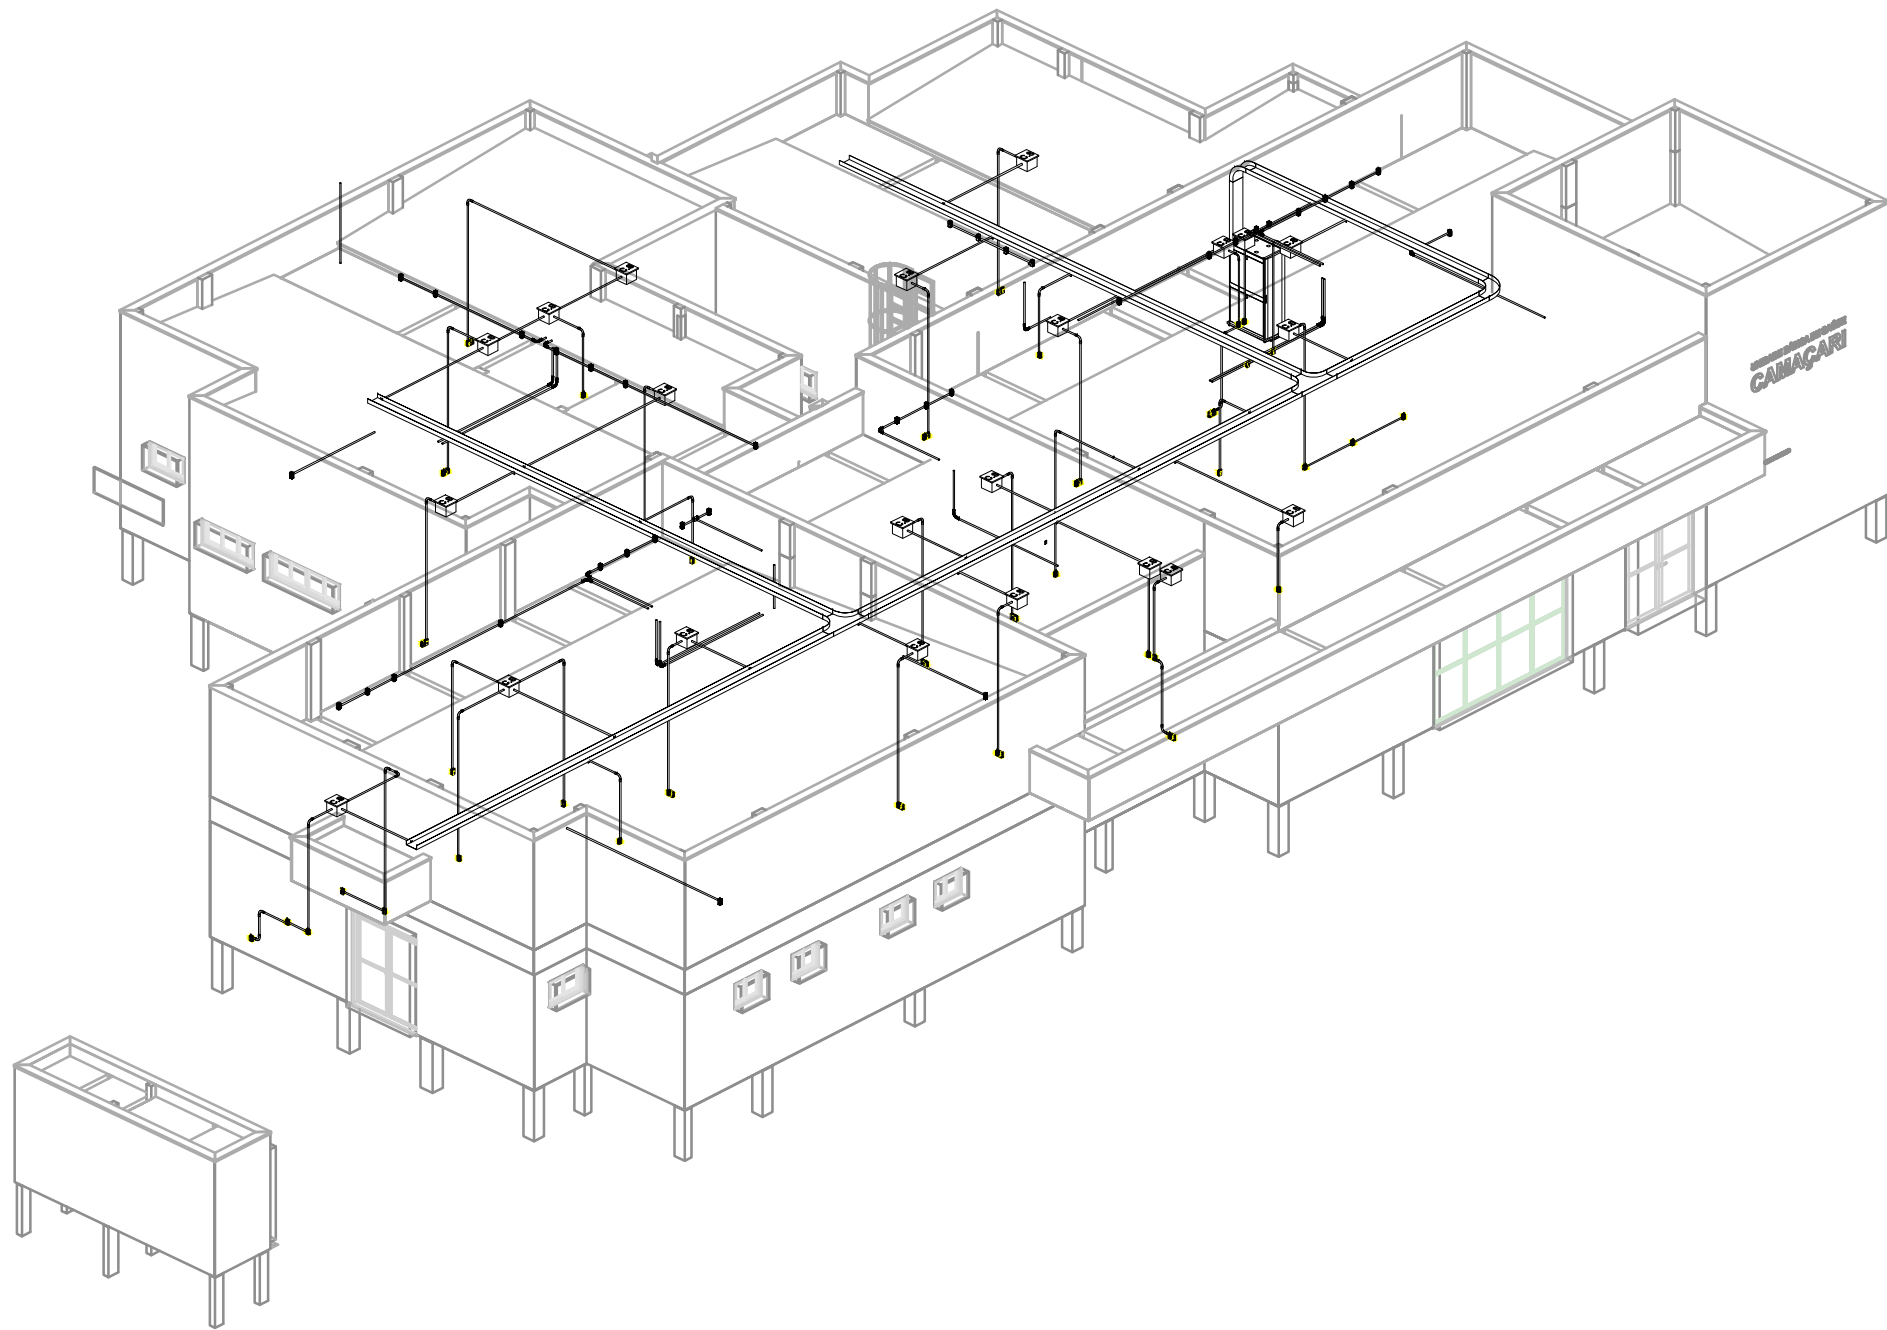

3D Projeto Cabeamento x ERC

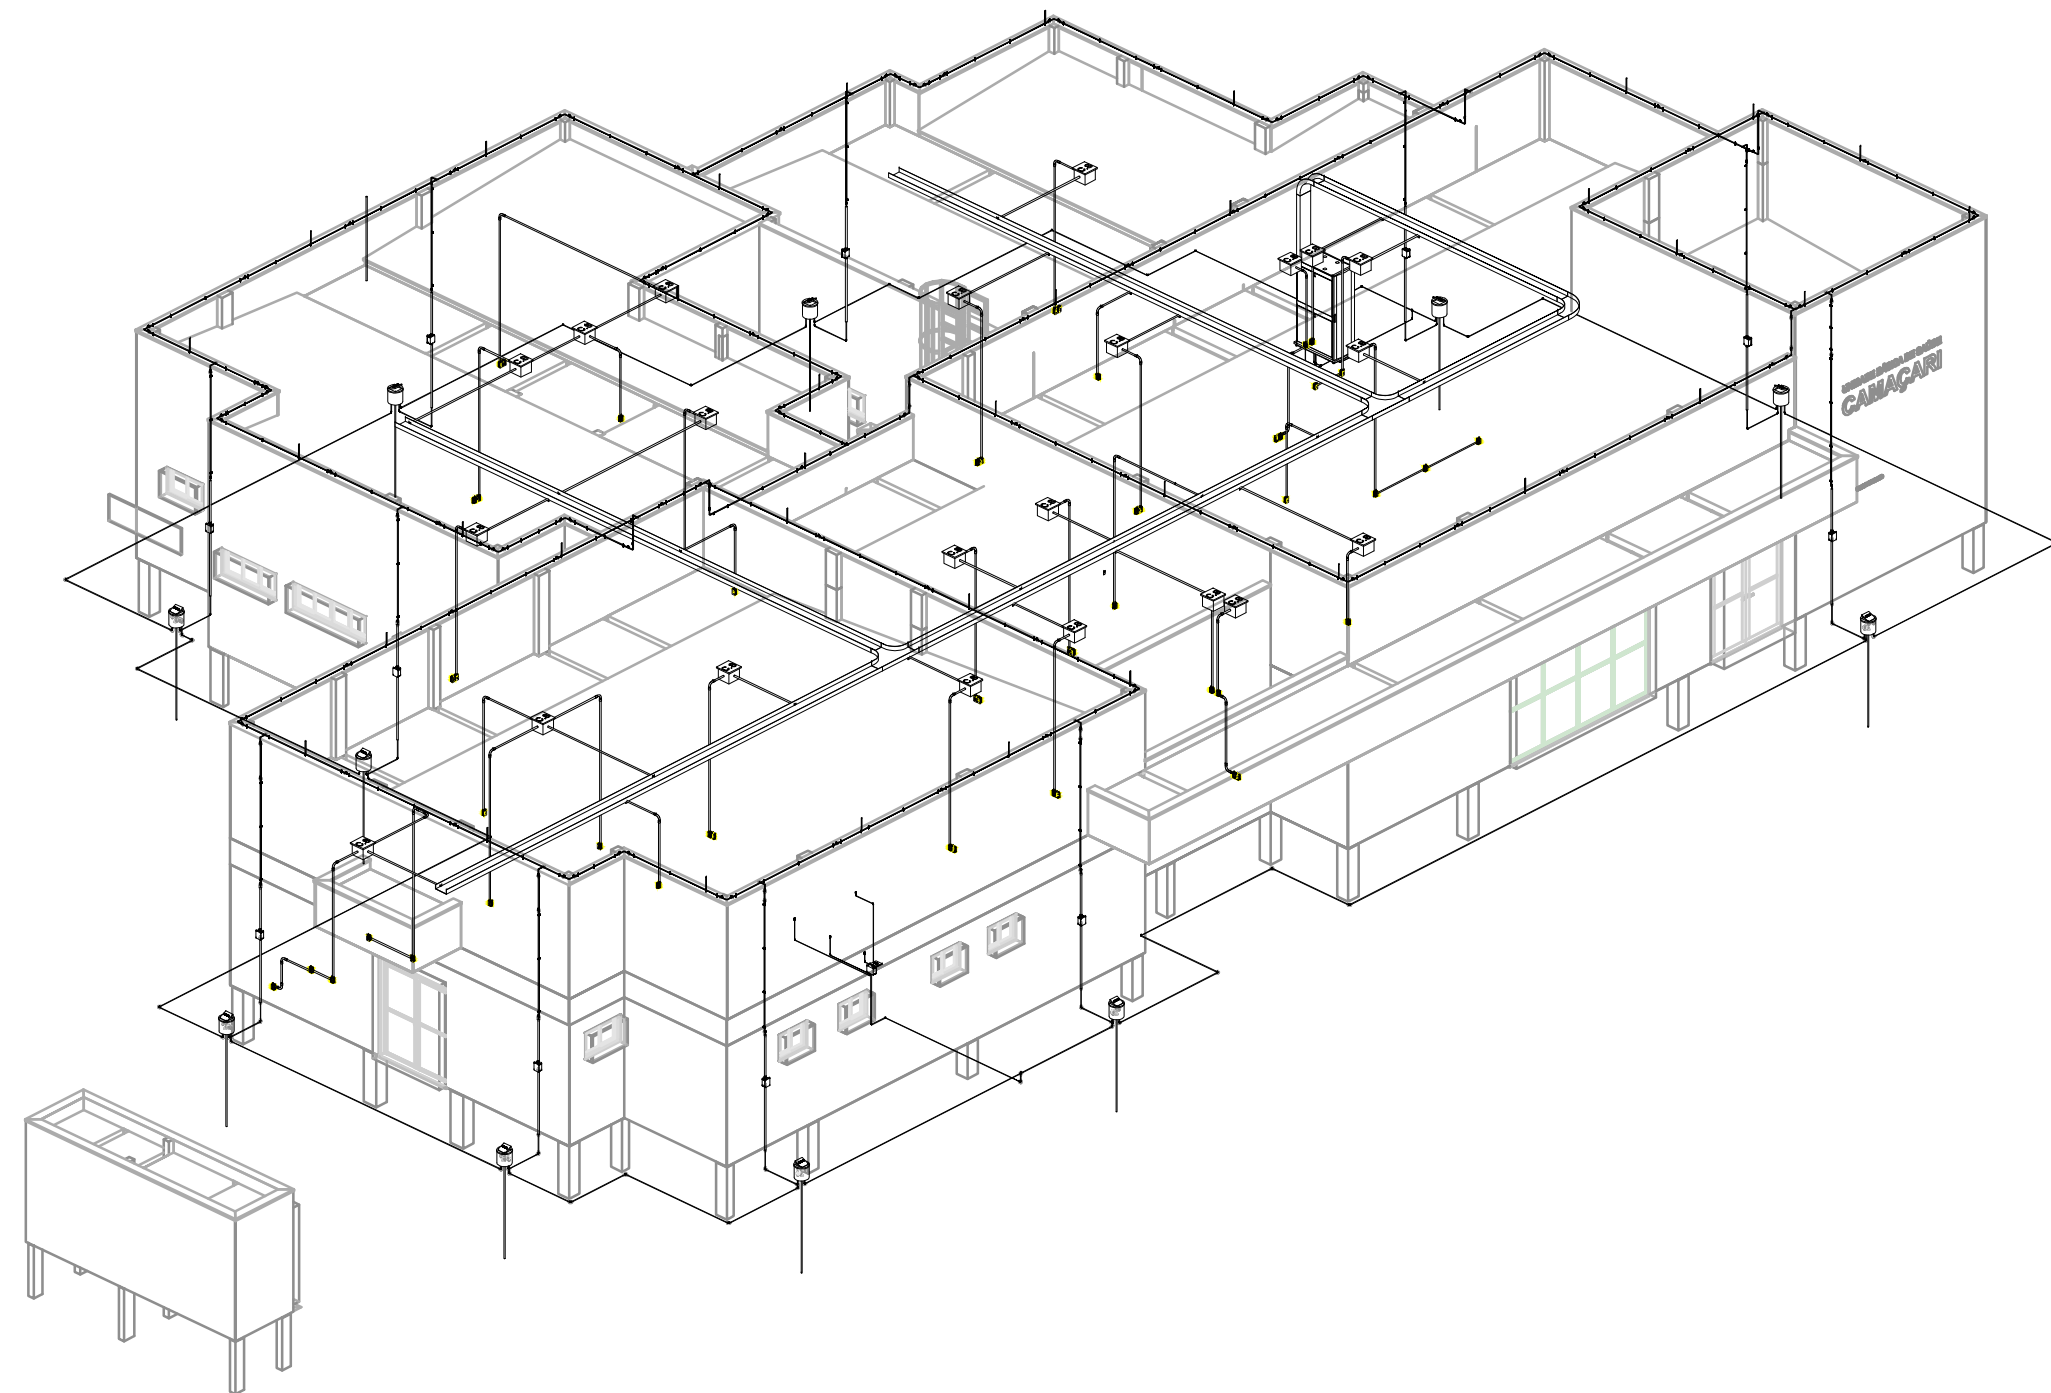

3D Projeto Cabeamento x SPDA

Documento assinado digitalmente
gov.br
CARLOS EDUARDO SILVA SOUZA
CPF: 030.555.220-00
Verifique em: <http://repositorio.digite.br>

CONSÓRCIO SAÚDE CONCREMAT-MEP - CNPJ 00.255.454/0001-35
RUA JOAQUIM PALHARES, nº 40, ANDAR 3 - RIO DE JANEIRO/RJ - CEP 20.260-080 - FONE (21) 3535-4131
Medidas em centímetros. Confetti medidas no local.
O valor da cota prevalece ao da escala. Antes de qualquer alteração consultar o responsável técnico.

REV.	DATA	CONTÉUDO	REV.	DATA	CONTÉUDO
00	AGO/2020				
Nome do Empreendimento: UBSE					
Endereço do Empreendimento: UNIVERSO (PROJETO PALAÇO)			Disciplina: ELETRO		
PLANTA BAIXA CABEAMENTO ESTRUTURADO 3D			Escala: PROJETO EXECUTIVO		
Projeto e coordenador: CONSORCIO SAÚDE CONCREMAT-MEP - CNPJ 00.255.454/0001-35 RUA JOAQUIM PALHARES, nº 40, ANDAR 3 - RIO DE JANEIRO/RJ - CEP 20.260-080 FONE (21) 3535-4131			1º de série: 02		
Responsável Técnico pelo Projeto Elétrico: Carlos Eduardo Silva Souza Engenheiro Eletricista Crea 00038956-0			Revisão: 00		
CONCREMAT MEP			Escala: 1:50		

BIMcloud: MEP - BIMcloud Basic para o Archicad 24/635 PROSUS/835.01 UBSE - R00