


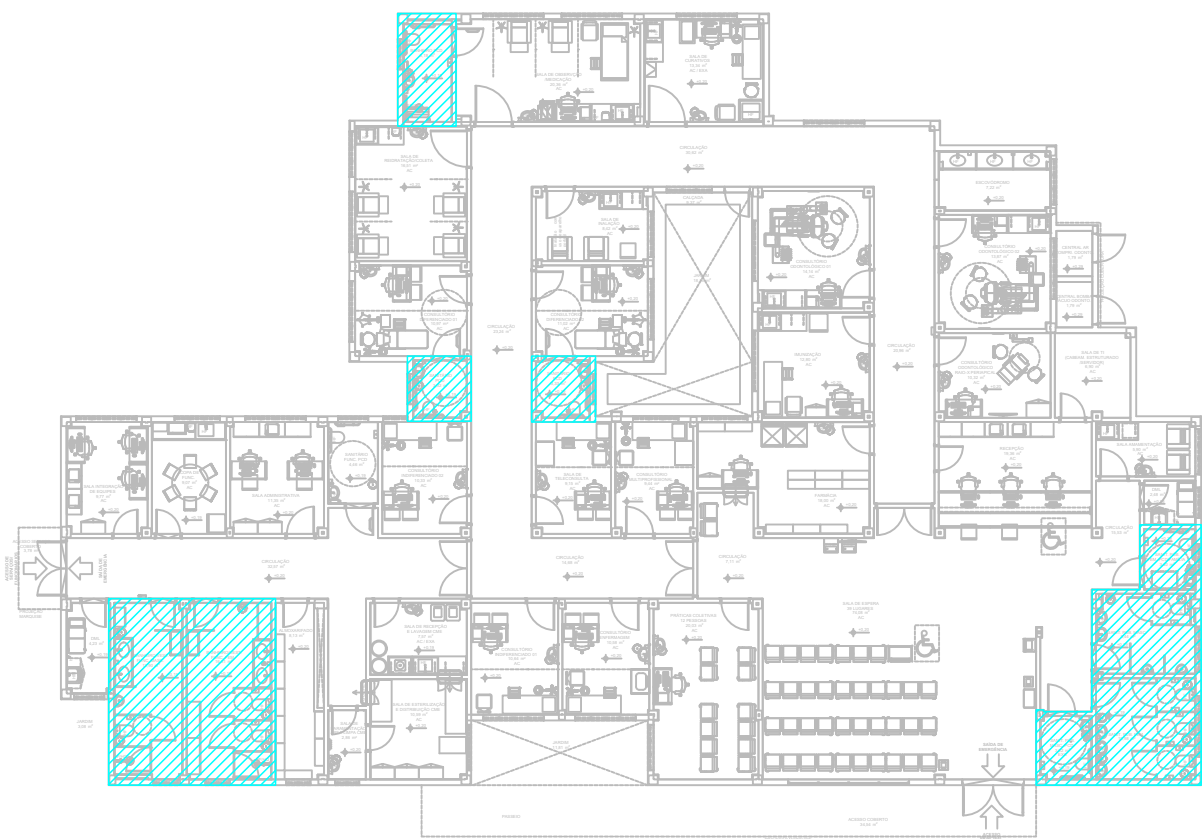

ÁREA TOTAL - ÁREAS MOLHADAS = 741,32 - 67,38 = 673,94 m²

ARTIGO 24 - DECRETO 16302/2015
PARA FINS DE APLICAÇÃO DESTES CÓDIGOS, NO CÁLCULO DA ÁREA A SER PROTEGIDA COM AS MEDIDAS DE SEGURANÇA CONTRA INCÊNDIO, NÃO SERÃO COMPUTADOS:
VI - PISOS, BANHEIROS, VESTIÁRIOS E ASSEIAMELHADOS, NO TOCANTE A SISTEMAS HIDRÁULICOS, ALARME DE INCÊNDIO E COMPARTIMENTAÇÃO.

BONECO ÁREAS MOLHADAS

SEM ESCALA



SAÍDAS DE EMERGÊNCIA
GRUPO = H-3
POPULAÇÃO = 123 PESSOAS
DISTÂNCIA MÁXIMA DE CAMINHAMENTO = 50m (PISO DE DESCARGA)
(SEM CHUVEIROS AUTOMÁTICOS, MAIS DE UMA SAÍDA, SEM DETECÇÃO)

PLANTA BAIXA – PAVIMENTO TÉRREO

ESCALA 1:100

LEGENDA
GÁS CARBÔNICO: 5-B-C - 6Kg
EXTINTOR PÓ ABC: 20-B-C 2-A
PARA RAO
DIREÇÃO DO FLUXO DA ROTA DE FUGA
SAÍDA FINAL DA ROTA DE FUGA
PONTO DE ILUMINAÇÃO DE EMERGÊNCIA
BLOCO AUTÔNOMO - INSTALAÇÃO h=2,35m DO PISO ACABADO, ACIMA DO FORRAMENTO DA PORTA

QUADRO DE RESUMO DAS MEDIDAS DE SEGURANÇA CONTRA INCÊNDIO	UBS - TIPO II / H-3
CONTROLE DE MATERIAIS DE ACABAMENTO	O CONTROLE DE MATERIAIS DE ACABAMENTO ATENDE A IT 10
SAÍDAS DE EMERGÊNCIA	AS SAÍDAS DE EMERGÊNCIA ATENDEM AOS REQUISITOS MÍNIMOS DA IT 11.
ILUMINAÇÃO DE EMERGÊNCIA	CONJUNTO DE BLOCOS AUTÔNOMOS. ATENDE A IT 18. VER MEMORIAL DESCRITIVO DE INCÊNDIO.
SINALIZAÇÃO DE EMERGÊNCIA	SINALIZAÇÃO POR PLACAS FOTOLUMINESCENTES CONFORME IT 20.
EXTINTORES	PÓ QUÍMICO SECO - 20-B-C ÁGUA PRESSURIZADA, PÓ QUÍMICO - 2-A; 20-B-C CONFORME IT 21.

CONTROLE DE MATERIAIS DE ACABAMENTO E REVESTIMENTO – IT 10		
PISO	ACABAMENTO E REVESTIMENTO	CLASSE I, II-A, III-A ou IV-A
PAREDE/ REVESTIMENTO	ACABAMENTO E REVESTIMENTO	CLASSE I, II-A ou III-A*
TETO/FORRO	ACABAMENTO E REVESTIMENTO	CLASSE I ou II-A
* EXCETO PARA REVESTIMENTOS QUE SERÃO CLASSE I OU II-A.		

CONSORCIO SAÚDE CONCREMAT-MEP - CNPJ 00.255.454/0001-35
RUA JOAQUIM PALHARES, no. 40, ANDAR 5 - RIO DE JANEIRO RJ - CEP 20.260-080 - FONE (21) 3535-4131
Medidas em centímetros Conferir medidas no local.
O valor da cota prevalece ao da escala Antes de qualquer alteração consultar o responsável pelo projeto

HISTÓRICO DE ATUALIZAÇÃO			
REVISÃO	DATA	DISCRIMINAÇÃO DE ATUALIZAÇÃO	
R00	18/08/2025	EMISSÃO INICIAL	
NOME DO EMPREENDIMENTO:			
PROSUS II UNIDADE BÁSICA DE SAÚDE (UBS) - ESPECIAL			
ENDEREÇO DO EMPREENDIMENTO:		DISCIPLINA:	
DIVERSOS (PROJETO PADRÃO)		INCÊNDIO	
TÍTULO DO DESENHO:		ETAPA:	
PLANTA BAIXA - PAVIMENTO TÉRREO		EXECUTIVO	
PROJETISTA E COORDENADOR ARQUITETURA		PRANCHA:	ESPECIALIDADE:
CONSORCIO SAÚDE CONCREMAT-MEP - CNPJ 00.255.454/0001-35		02/03	INC
RUA JOAQUIM PALHARES, no. 40, ANDAR 5 - RIO DE JANEIRO RJ - CEP 20.260-080			
RESPONSÁVEL TÉCNICO PELO PROJETO		REVISÃO:	ESCALA:
RHIAN PETRIN DOS SANTOS		R00	INDICADA
ENG. CIVIL - CREA PR 153.970/D			
905			