




Planta baixa - CFTV

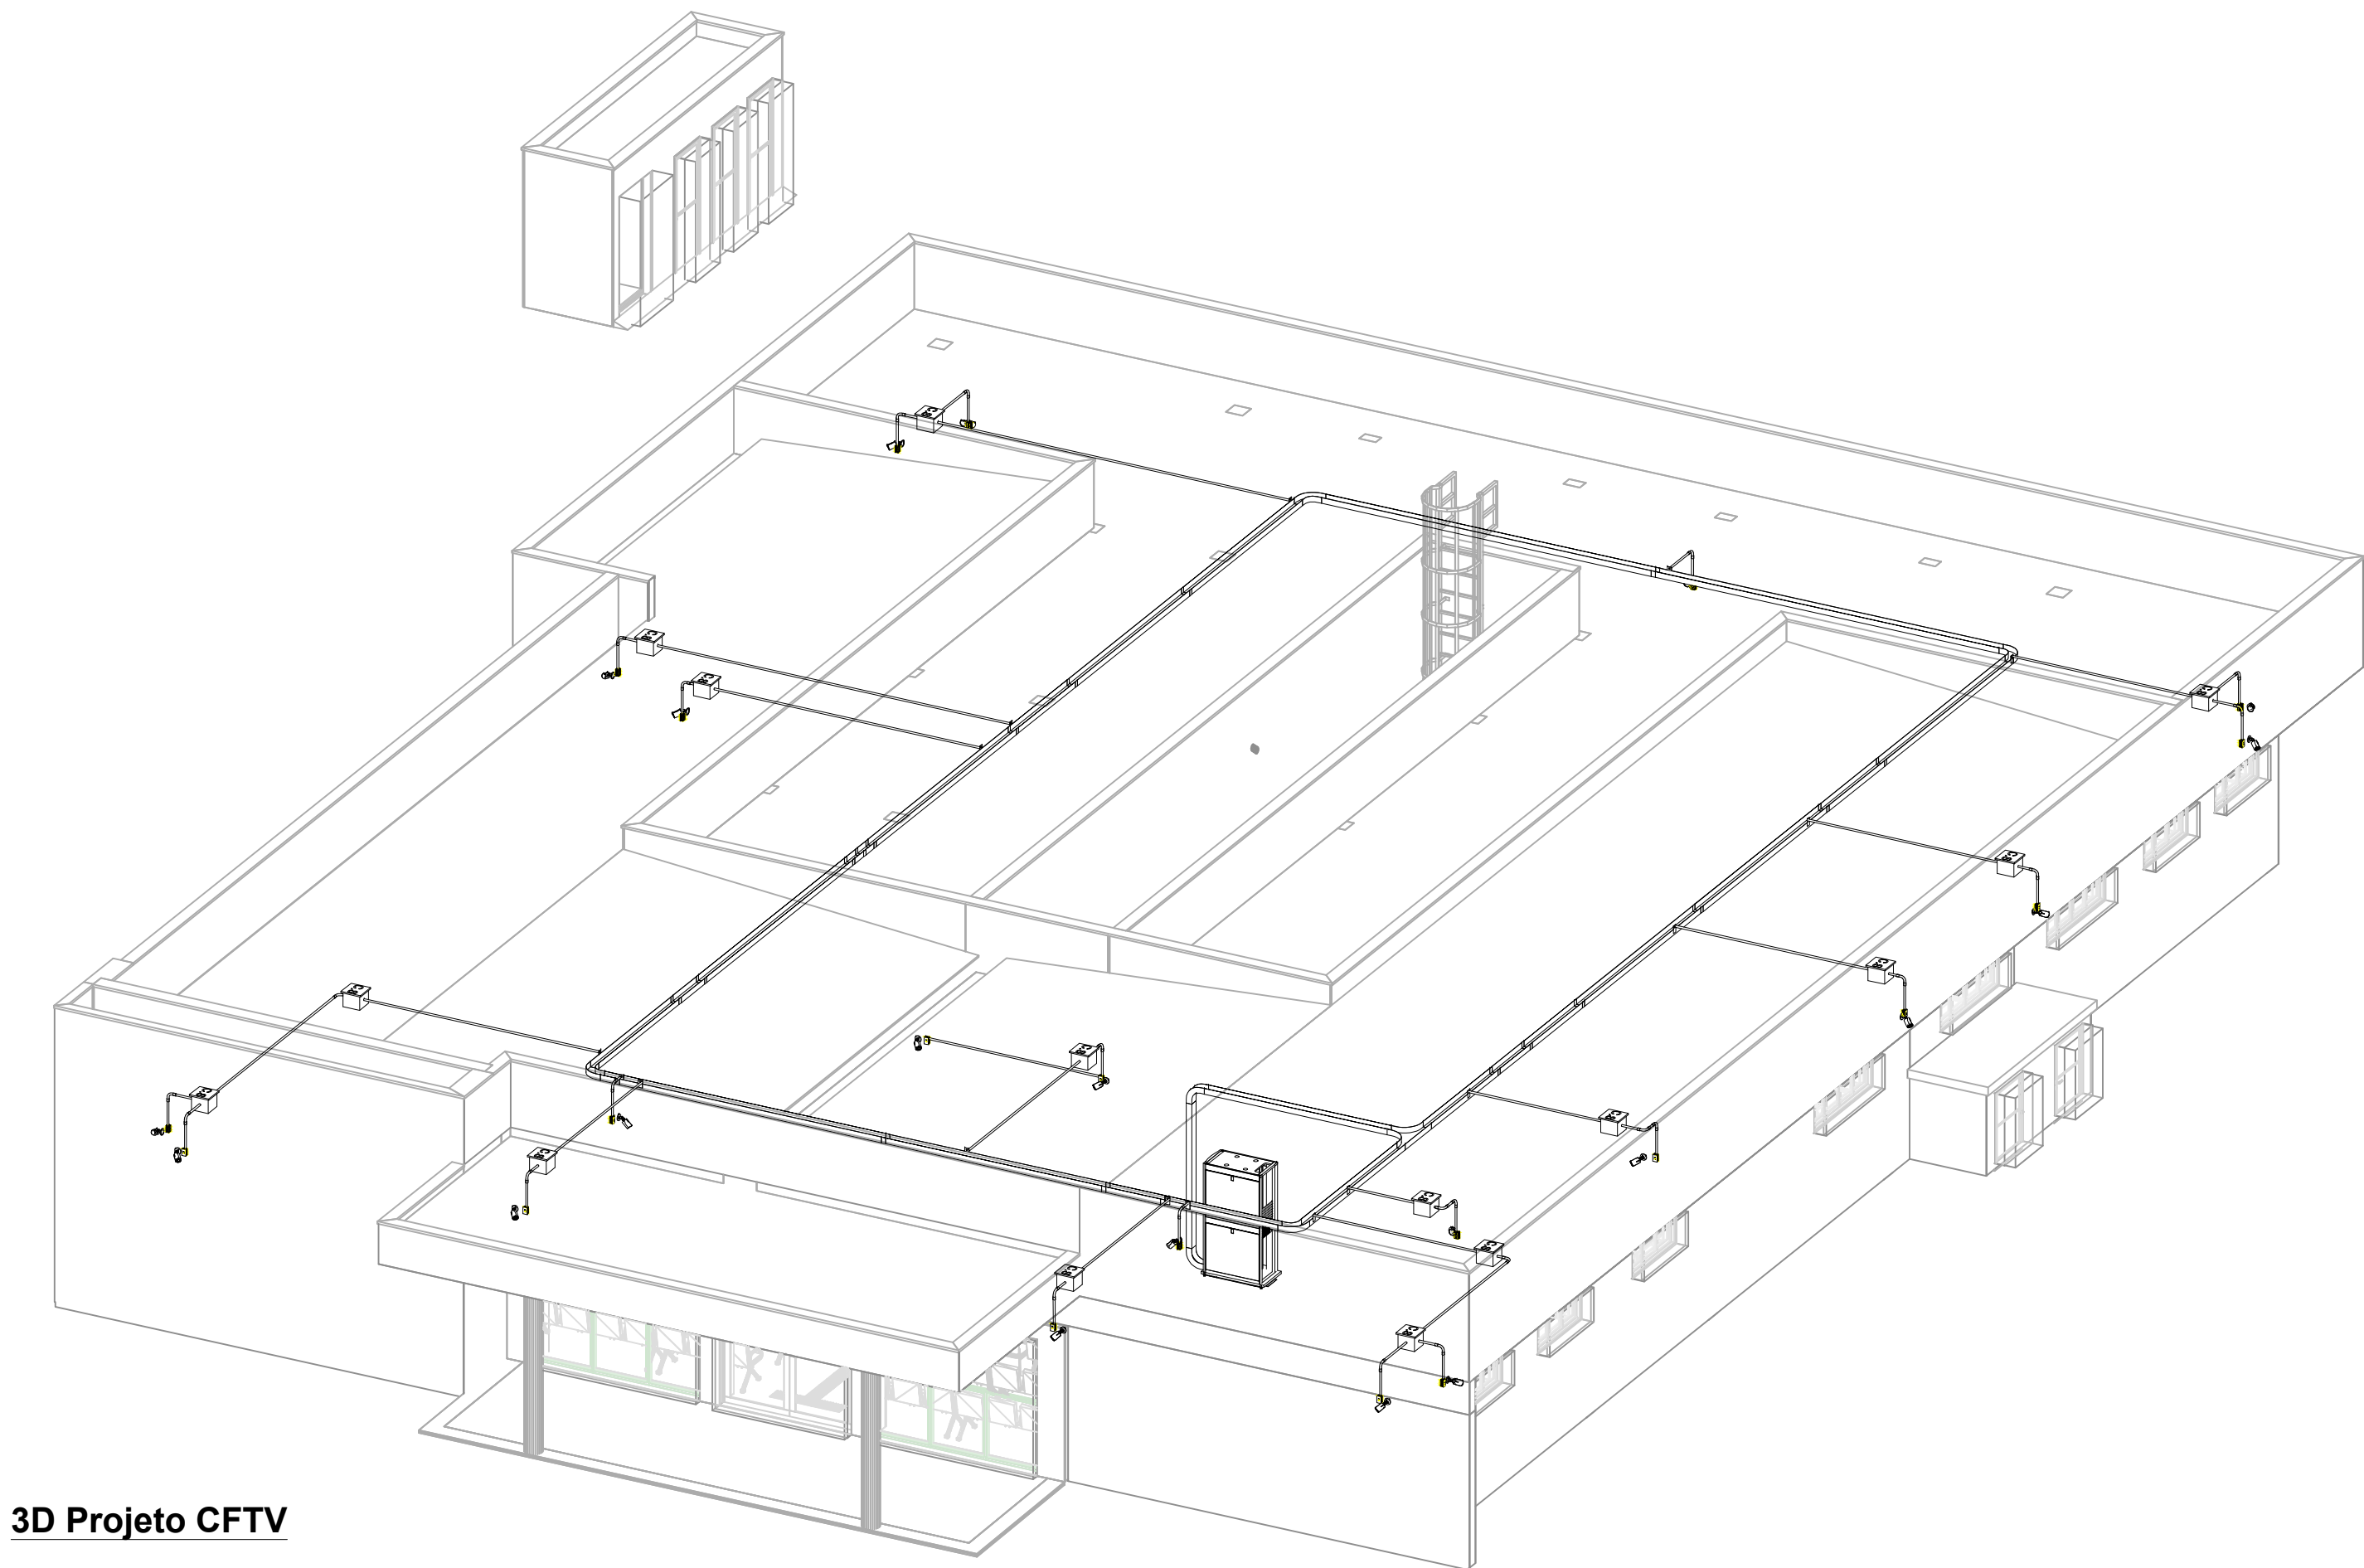

3D Projeto CFTV

Legenda Planta Baixa	
	Ponto único RJ45 2,40 m do piso
	Ponto único RJ45 0,30 m do piso
	Ponto único RJ45 1,10 m do piso
	Ponto duplo RJ45 2,00 m do piso
	Ponto duplo RJ45 0,30 m do piso
	Ponto duplo RJ45 1,10 m do piso
	Caixa de passagem
	Ponto duplo RJ45 do piso
	Ponto simples RJ45 no forro
	Ponto duplo RJ45 no forro
	Ponto duplo RJ45 bancada
	Eletroduto PVC Rígido antichama rosçável acima do forro ou embutido na parede.
	Eletrocalha perfurada galvanizada a fogo Dim: 150x100mm instalada acima do forro.
	Caixa de passagem de sobrepor em alumínio DIM: 30x30x35cm instalada acima do forro.

NOTAS

- 01 - TODOS OS COMPONENTES (CABOS, PATCH PANEL, TOMADAS, ETC) DO CABEAMENTO ESTRUTURADO DEVERÃO SER DE CATEGORIA 6.
- 02 - OS COMPONENTES DO SISTEMA DE CABEAMENTO ESTRUTURADO DEVERÃO SER ATERRADOS CONFORME PREDETERMINADO PELAS NORMAS APLICÁVEIS.
- 03 - TODO O CABEAMENTO DEVERÁ SER CERTIFICADO DEPOIS DA INSTALAÇÃO.
- 04 - A FIM DE SE EVITAR INTERFERÊNCIAS ELETROMAGNÉTICAS DEVERÁ HAVER SEPARAÇÃO FÍSICA ENTRE OS CABOS DE ELÉTRICA E DO CABEAMENTO ESTRUTURADO, QUE CAMINHAREM PARALELAMENTE.
- 05 - OS ENCAMINHAMENTOS COM ELETRODUTO DEVERÃO SER FEITOS COM CURVA DE RAIO LONGO 90º.UM CONDULETE TIPO "C" PARA INSPEÇÃO DEVERÁ SER INSTALADO ANTES OU APÓS A CURVA.
- 06 - PARA A FIXAÇÃO DOS ELETRODUTOS ÀS CAIXAS DEVERÃO SER UTILIZADAS BUCHAS E ARRUELAS.
- 07 - AS PEÇAS PARA DERIVAÇÃO DE ELETROCALHA, TAIS COMO CURVAS E TÊS DEVERÃO SER PRÉ-FABRICADAS E POSSUIR CHANFRO NAS LATERAIS, EVITANDO CURVAS DE 90º INAPROPRIADAS PARA O ENCAMINHAMENTO DOS CABOS.
- 08 - EM TODAS AS SAÍDAS DE CABOS DAS CAIXAS DE DERIVAÇÃO, ONDE NÃO FOR POSSÍVEL FIXAR ELETRODUTO COM BUCHA E ARRUELA, A PROTEÇÃO NA PERFURAÇÃO DEVERÁ SER FEITA COM PRENSA CABOS.
- 09 - AS CAIXAS E CONDULETES DEVERÃO SER TAMPADOS ADEQUADAMENTE APÓS A INSTALAÇÃO.

DESCRIÇÃO DOS CABOS

- 1 - UTP: CABO TIPO PAR TRANÇADO NÃO BLINDADO (UTP) DE 4 PARES, 23 AWG, 100 OHMS, 250MHZ, EIA/TIA CATEGORIA 6, ISO/IEC CLASSE E;
- 2 - CABO TELEFÔNICO CTP-APL-50P: CABO METÁLICO DE TELEFONIA, CONTENDO 30 PARES, PARA USO INTERNO (INDOOR).

NORMAS

- NBR 14565:2013 - CABEAMENTO DE TELECOMUNICAÇÕES PARA EDIFÍCIOS COMERCIAIS.
- EIA/TIA 568-C (C.1, C.2 E C.3) - COMMERCIAL BUILDING TELECOMMUNICATIONS STANDARD.
- EIA/TIA 569-A - COMMERCIAL BUILDING STANDARDS FOR TELECOMMUNICATIONS PATHWAYS AND SPACES.
- EIA/TIA 606-A - ADMINISTRATION STANDARD FOR THE TELECOMMUNICATIONS INFRASTRUCTURE OF COMMERCIAL BUILDINGS.
- EIA/TIA 607 - GROUNDING AND BONDING REQUIREMENTS FOR TELECOMMUNICATIONS IN COMMERCIAL BUILDINGS.

CONSORCIO SAÚDE CONCREMAT-MEP - CNPJ 00.295.454/0001-35
RUA JOAQUIM PALHARES, no. 40, ANDAR 5 - RIO DE JANEIRO/RJ - CEP 20.260-080 - FONE (21) 3535-4131
Medidas em centímetros. Confirma medidas no local.
O valor da cota prevalece ao da escala.
Antes de qualquer alteração consultar o responsável técnico.

REV	DATA	CONTÉUDO	REV	DATA	CONTÉUDO
-----	------	----------	-----	------	----------

01	JAN/2021				
02	FEV/2021				

Nome do Empreendimento: **UBS 2**

Extensão do Empreendimento: **ONDERGUS (PROJETO PALMARES)**

CFTV - PLANTA BAIXA

Desenho: **ELETRICO**

Projeto Executivo

CONSORCIO SAÚDE CONCREMAT-MEP - CNPJ 00.295.454/0001-35
RUA JOAQUIM PALHARES, no. 40, ANDAR 5 - RIO DE JANEIRO/RJ - CEP 20.260-080
FONE (21) 3535-4131
Responsável Técnico pelo Projeto Elétrico: **Carlos Eduardo Silva Souza**
Engenheiro Eletricista CREA: 0584384-0

Revisão: **01** Escala: **1:50**

BIMôdulo: MEP - BIMôdulo Base para o Archicad 24/635 PROSUS/635.01 UBS2 - R01