




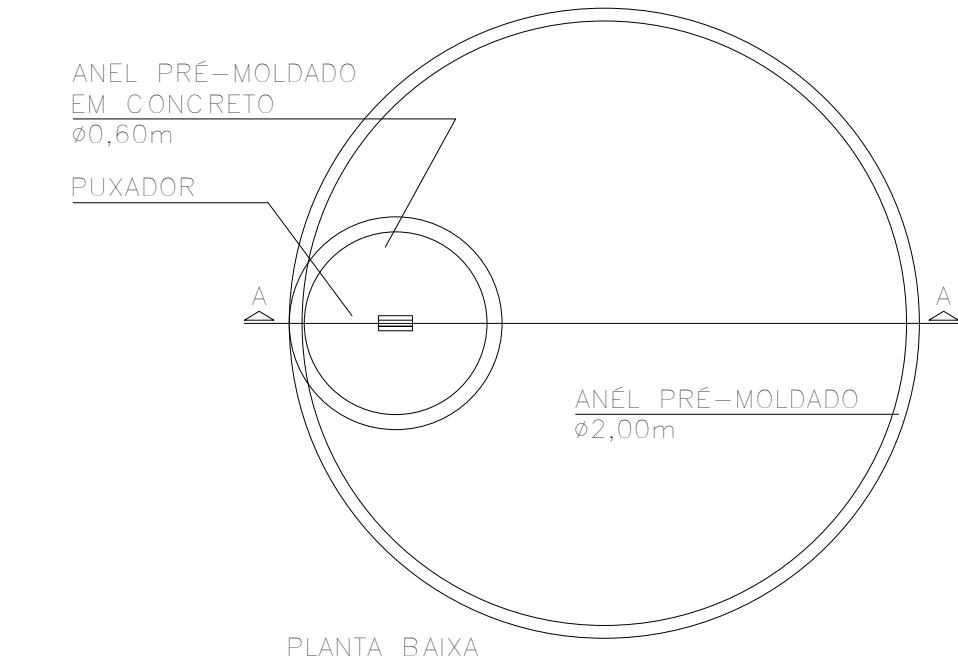


PLANTA BAIXA

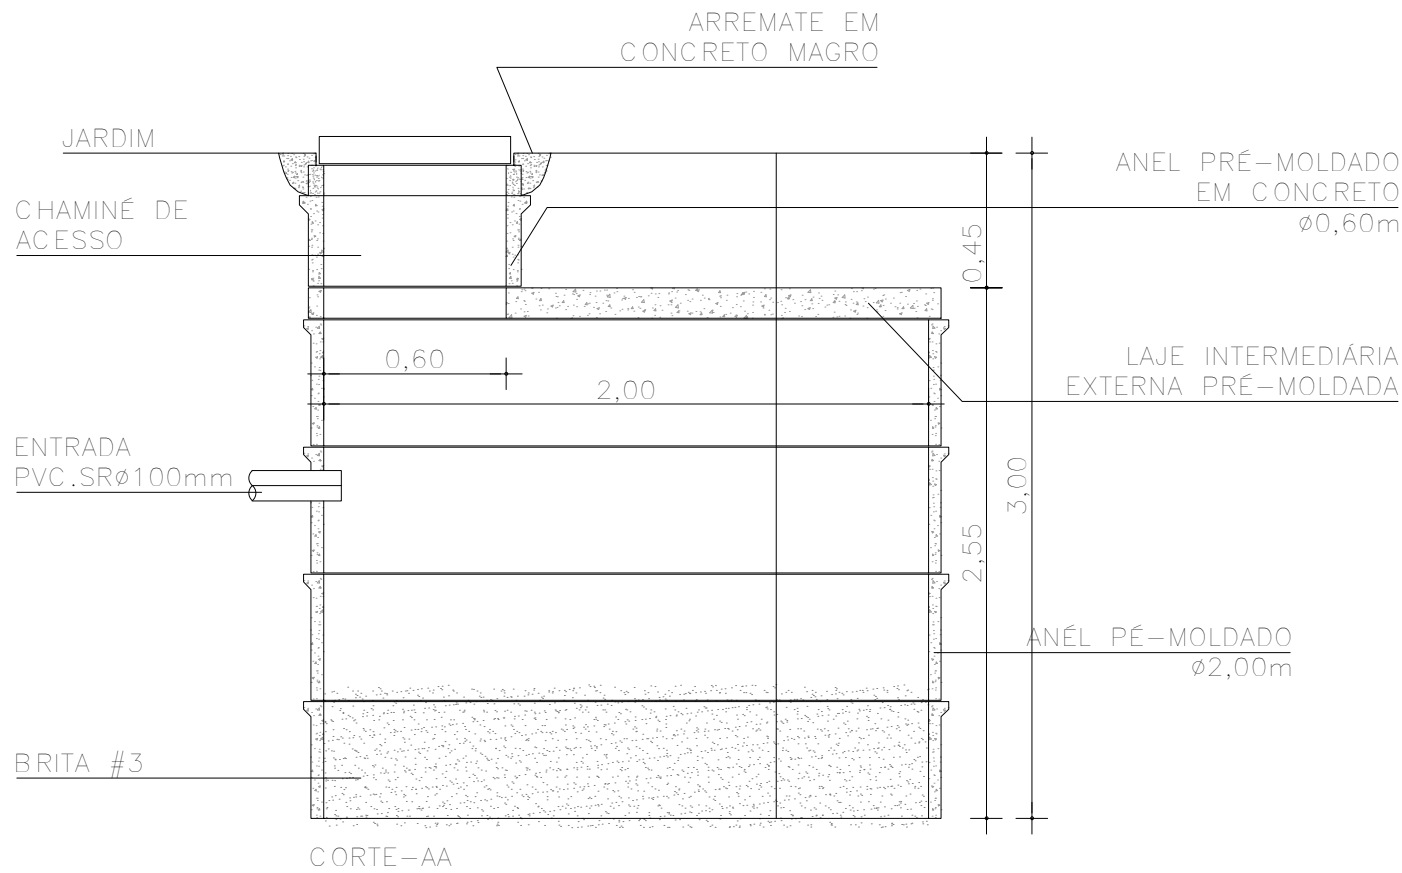

DET. POÇO DE INFILTRAÇÃO
ESCALA 1 : 25

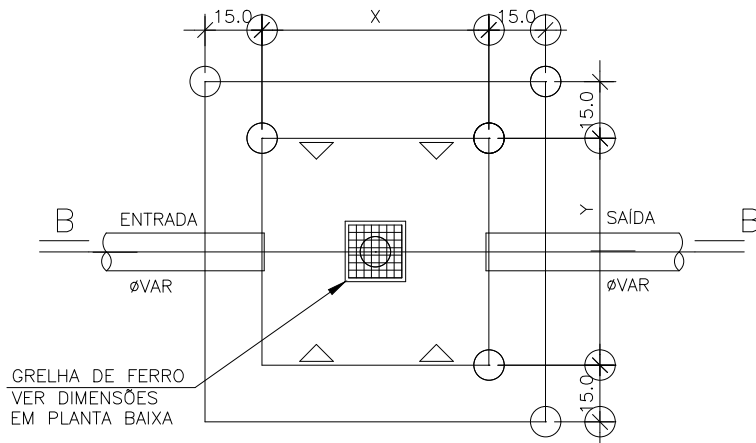


PLANTA BAIXA
ESCALA 1 : 20

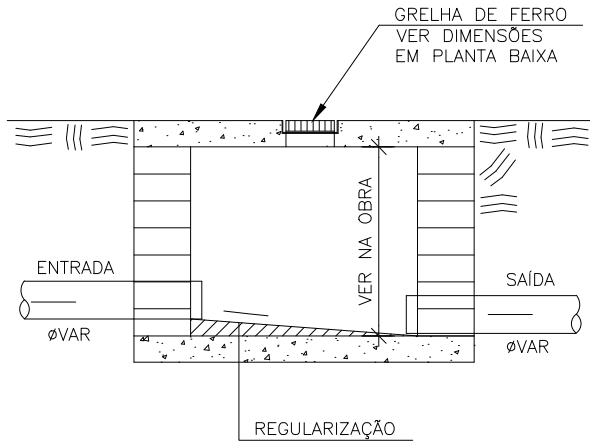

CORTE B – B
ESCALA 1 : 20

AS DIMENSÕES (X e Y) DEVERÃO SER CONFIRMADAS EM PLANTA BAIXA

DET. CAIXA DE INSPEÇÃO
ESCALA 1 : 25

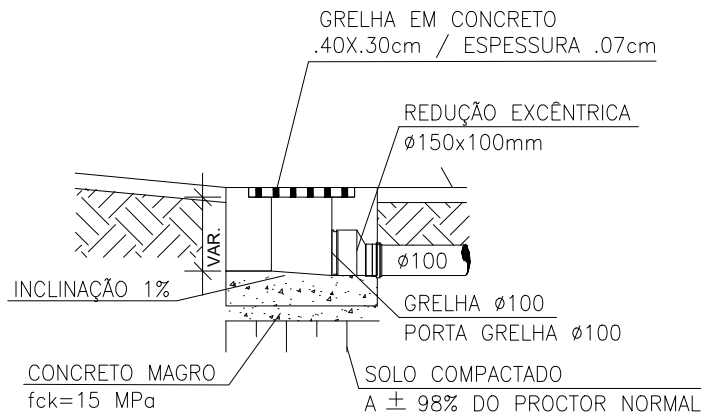

DET. SAÍDA LATERAL GRELHA
ESCALA 1 : 20

André Clemente Correia
Concepção Engenharia e Tecnologia S/A
André Clemente Correia
Coordenador de Contratos

CONSÓRCIO SAÚDE CONCREMAT-MEP - CNPJ 60.255.454/0001-35
RUA JOAQUIM PALHARES, no. 40, ANDAR 5 - RIO DE JANEIRO/RJ - CEP 20.260-080 - FONE (21) 3535-4131
Medidas em metros. Conferir medidas no local.
O valor da cota prevalece ao da escala. Antes de qualquer alteração consultar o arquiteto responsável.

REV	DATA	CONTEÚDO	REV	DATA	CONTEÚDO
00	11/09/2026	EMIÇÃO INICIAL			

Nome do Empreendimento		UBS II	
Endereço do Empreendimento		AVENIDA PERIMETRAL 03 - LAGOA DAS FLORES - VITÓRIA DA CONQUISTA/BA	
Título do desenho		Disciplina	
PLANTA DE DETALHES		ÁGUAS PLUVIAIS	
Projeta e coordenador		Escala	
CONSÓRCIO SAÚDE CONCREMAT-MEP - CNPJ 60.255.454/0001-35 RUA JOAQUIM PALHARES, no. 40, ANDAR 5 - RIO DE JANEIRO/RJ - CEP 20.260-080 FONE (21) 3535-4131 Responsável Técnico pelo Projeto de Águas Pluviais		02/02	
ANDRÉ CLEMENTE CORREIA ENGENHEIRO CREA: 1809024404		PLU	
		00	
		1/20	