



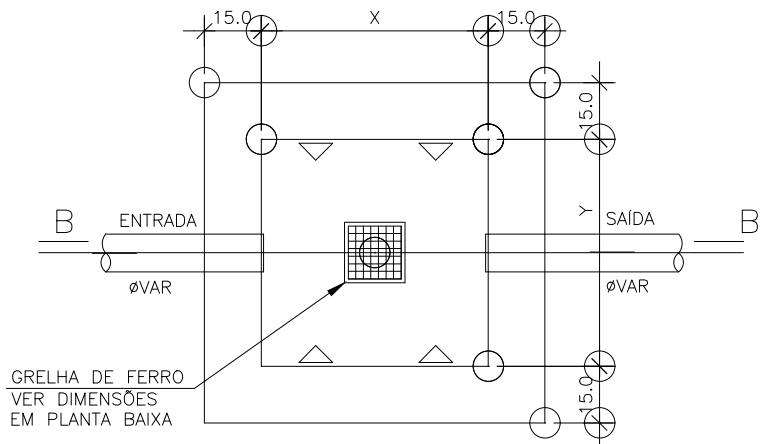

PLANTA BAIXA
ESCALA 1 : 20

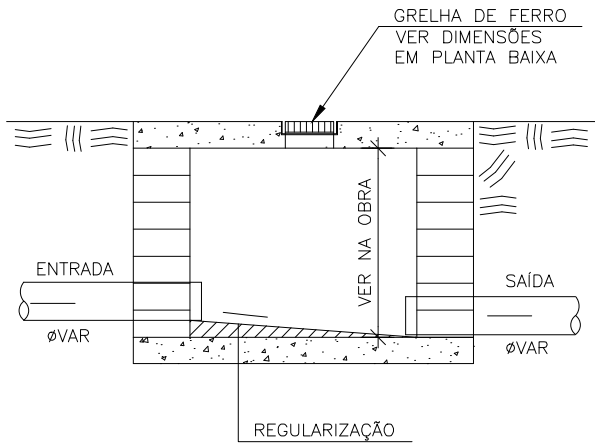

CORTE B — B
ESCALA 1 : 20

AS DIMENSÕES (X e Y) DEVERÃO SER CONFIRMADAS
EM PLANTA BAIXA

DET. CAIXA DE INSERÇÃO
ESCALA 1 : 25

André Clemente Correia
Concret Engenharia e Tecnologia S/A
André Clemente Correia
Coordenador de Contratos

CONSÓRCIO SAÚDE CONCREMAT-MEP - CNPJ 60.255.454/0001-35
RUA JOAQUIM PALHARES, no. 40, ANDAR 5 - RIO DE JANEIRO/RJ - CEP 20.260-080 - FONE (21) 3535-4131
Medidas em metros. Conferir medidas no local.
O valor da cota prevalece ao da escala. Antes de qualquer alteração consultar o arquiteto responsável.

REV	DATA	CONTEUDO			REV	DATA	CONTEUDO
00	15/09/2026	EMIÇÃO INICIAL					

Nome do Empreendimento UBS II			
Endereço do Empreendimento RUA P (LOT. PARQUE DAS PALMEIRAS), S/N, SÃO PEDRO, VITÓRIA DA CONQUISTA / BA		Disciplina ÁGUAS PLUVIAIS	
Título do desenho PLANTA DE DETALHES		Etapa PROJETO EXECUTIVO	
 CONSÓRCIO SAÚDE CONCREMAT MEP	Projetista e coordenador CONSÓRCIO SAÚDE CONCREMAT-MEP - CNPJ 60.255.454/0001-35 RUA JOAQUIM PALHARES, no. 40, ANDAR 5 - RIO DE JANEIRO/RJ - CEP 20.260-080 FONE (21) 3535-4131 Responsável Técnico pelo Projeto de Águas Pluviais ANDRÉ CLEMENTE CORREIA ENGENHEIRO CREA: 1809024404		Prancha 02/02
			Especialidade PLU
		Revisão 00	Escala 1/20