


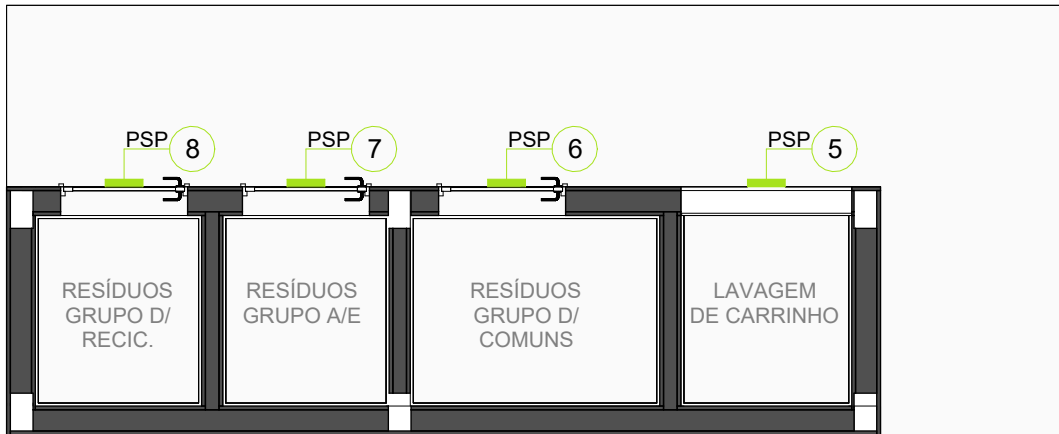

PLANTA BAIXA - CENTRAL DE RESÍDUOS
ESCALA 1 : 50

PLACA DE PAREDE E PORTA (PP)		
CÓDIGO	CONTEÚDO DA PLACA	QNT.
PP-01	SALA DE AMAMENTAÇÃO	1
PP-02	CONSULTÓRIO ENFERMAGEM	1
PP-03	CONSULTÓRIO INDIFERENCIADO 01	1
PP-04	CONSULTÓRIO INDIFERENCIADO 02	1
PP-05	SALA DE OBSERVAÇÃO/MEDICAÇÃO	1
PP-06	SALA DE CURATIVOS	1
PP-07	TELECONSULTA	1
PP-08	CONSULTÓRIO DIFERENCIADO 02	1
PP-09	CONSULTÓRIO DIFERENCIADO 01	1
PP-10	CONSULTÓRIO MULTIPROFISSIONAL	1
PP-11	RECEPÇÃO	1
PP-12	RECEPÇÃO E LAVAGEM (CME)	1
PP-13	ESTERILIZAÇÃO E DISTRIBUIÇÃO (CME)	1
PP-14	DML	1
PP-15	ALMOXARIFADO	1
PP-16	COPA DE FUNCIONÁRIOS	1
PP-17	SALA ADMINISTRATIVA	1
PP-18	INTEGRAÇÃO DE EQUIPES	1
PP-19	CONSULTÓRIO ODONTOLÓGICO 02	1
PP-20	CONSULTÓRIO ODONTOLÓGICO 01	1
PP-21	CONSULTÓRIO ODONTOLÓGICO PERIAPICAL	1
PP-22	FARMÁCIA	1
PP-23	IMUNIZAÇÃO	1
PP-24	SALA DE INALAÇÃO	1
PP-25	SALA DE REIDRATAÇÃO E COLETA	1
PP-26	CABEAMENTO ESTRUTURADO/I.T.	1
PP-27	PRÁTICAS COLETIVAS	1
PP-28	CENTRAL DE BOMBA DE VÁCUO ODONTOLÓGICO	1
PP-29	CENTRAL DE AR COMPRIMIDO ODONTOLÓGICO	1
TOTAL		29

PLACA EM BRAILLE (BR)		
CÓDIGO	CONTEÚDO DA PLACA	QNT.
BR-01	SALA DE AMAMENTAÇÃO	1
BR-02	CONSULTÓRIO ENFERMAGEM	1
BR-03	CONSULTÓRIO INDIFERENCIADO 01	1
BR-04	CONSULTÓRIO INDIFERENCIADO 02	1
BR-05	SALA DE OBSERVAÇÃO/MEDICAÇÃO	1
BR-06	SALA DE CURATIVOS	1
BR-07	TELECONSULTA	1
BR-08	CONSULTÓRIO DIFERENCIADO 02	1
BR-09	CONSULTÓRIO DIFERENCIADO 01	1
BR-10	CONSULTÓRIO MULTIPROFISSIONAL	1
BR-11	RECEPÇÃO	1
BR-12	RECEPÇÃO E LAVAGEM (CME)	1
BR-13	ESTERILIZAÇÃO E DISTRIBUIÇÃO (CME)	1
BR-14	DML	1
BR-15	ALMOXARIFADO	1
BR-16	COPA DE FUNCIONÁRIOS	1
BR-17	SALA ADMINISTRATIVA	1
BR-18	INTEGRAÇÃO DE EQUIPES	1
BR-19	CONSULTÓRIO ODONTOLÓGICO 02	1
BR-20	CONSULTÓRIO ODONTOLÓGICO 01	1
BR-21	CONSULTÓRIO ODONTOLÓGICO PERIAPICAL	1
BR-22	FARMÁCIA	2
BR-23	IMUNIZAÇÃO	1
BR-24	SALA DE INALAÇÃO	1
BR-25	SALA DE REIDRATAÇÃO E COLETA	1
BR-26	CABEAMENTO ESTRUTURADO/I.T.	1
BR-27	PRÁTICAS COLETIVAS	1
BR-28	SANITÁRIO MASCULINO	1
BR-29	SANITÁRIO FEMININO	1
BR-30	SANITÁRIO PCD MASCULINO	1
BR-31	SANIT. PCD FEM./FAMÍLIA	1
BR-32	SANITÁRIO PCD	3
BR-33	SANIT. VEST. FUNC. FEMININO	1
BR-34	SANIT. VEST. FUNC. MASCULINO	1
BR-35	SANITÁRIO FUNC. PCD	1
BR-36	ESCOVÓDROMO	1
TOTAL		39

PLACA DE SANITÁRIO (PPS)		
CÓDIGO	CONTEÚDO DA PLACA	QNT.
PPS-01	SANITÁRIO MASCULINO	1
PPS-02	SANITÁRIO FEMININO	1
PPS-03	SANITÁRIO PCD MASCULINO	1
PPS-04	SANIT. PCD FEM./FAMÍLIA	1
PPS-05	SANITÁRIO PCD	3
PPS-06	SANIT. VEST. FUNC. FEMININO	1
PPS-07	SANIT. VEST. FUNC. MASCULINO	1
PPS-08	SANITÁRIO FUNC. PCD	1
TOTAL		10

PLACA DE SINALIZAÇÃO INTERNA (PSI)		
CÓDIGO	CONTEÚDO DA PLACA	QNT.
PSI-01	PROIBIDO FUMAR (VER MEMORIAL DESCRITIVO)	2
PSI-02	ACESSO RESTRITO (VER MEMORIAL DESCRITIVO)	3
TOTAL		5

PLACA DE SETOR (PSP)		
CÓDIGO	CONTEÚDO DA PLACA	QNT.
PSP-01	ACESSO DE SERVIÇO	1
PSP-02	DISTRIBUIÇÃO DE MATERIAIS ESTERILIZADOS	1
PSP-03	ESCOVÓDROMO	1
PSP-04	FARMÁCIA	1
PSP-05	LAVAGEM DE CARRINHO	1
PSP-06	RESÍDUOS GRUPO D	1
PSP-07	RESÍDUOS GRUPO A/E	1
PSP-08	INFECTANTES E PERFECORRANTES	1
PSP-09	RESÍDUOS GRUPO D RECIKLÁVEIS	1
TOTAL		8

NOME DA UNIDADE (PNU)		
CÓDIGO	CONTEÚDO DA PLACA	QNT.
PNU-01	UNIDADE BÁSICA DE SAÚDE - NOME DA CIDADE - VER MEMORIAL DESCRITIVO	1
TOTAL		1

MAPA TÁTIL		
CÓDIGO	CONTEÚDO DA PLACA	QNT.
MT-01	VER PROJETO DE COMUNICAÇÃO VISUAL (I - BR-PP-UBS2-PCV-PE-02-R02)	1
TOTAL		1

ADESIVO ESPAÇO RESERVADO PARA PCR (EPR)		
CÓDIGO	CONTEÚDO DA PLACA	QNT.
EPR-01	ESPAÇO RESERVADO PCR - VER MEMORIAL DESCRITIVO	1
EPR-02	ESPAÇO RESERVADO PCR - VER MEMORIAL DESCRITIVO	1
TOTAL		2

TOTEEM		
CÓDIGO	CONTEÚDO DA PLACA	QNT.
TO-01	VER PROJETO DE COMUNICAÇÃO VISUAL	1
TOTAL		1

Obs: O posicionamento do TOTEM VARIA DE ACORDO COM O TERRENO DE IMPLANTAÇÃO

LEGENDA DE COMUNICAÇÃO VISUAL			
VER MEMORIAL DESCRITIVO			
CÓDIGO	COR	DESCRIÇÃO	QNT.
PP	■	PLACA DE IDENTIFICAÇÃO DE PORTA/PAREDE	29
PPS	■	PLACA DE IDENTIFICAÇÃO DE SANITÁRIOS	10
PSI	■	PLACA DE SINALIZAÇÃO INTERNA	05
PSP	■	PLACA DE IDENTIFICAÇÃO DE SETOR	08
PNU	■	LETREIRO DE IDENTIFICAÇÃO DA UNIDADE	01
BR	■	PLACA DE IDENTIFICAÇÃO EM BRAILLE	39
MT	■	MAPA TÁTIL	01
ERP	■	ADESIVO ESPAÇO RESERVADO PARA PCR	02
LEGENDA SIMBOLOGIA			
O número identifica a placa			
A direção da linha identifica o tipo de placa			
O código identifica o tipo de placa			
A cor identifica o tipo de placa			

CONSÓRCIO SAÚDE CONCREMAT-MEP-CNPJ 60.255.454/0001-35
RUA JOAQUIM PALHARES, Nº 40, ANDAR 5 - RIO DE JANEIRO/RJ - CEP 20.260-080 - FONE (21) 3535-4131
Medidas em centímetros.
O valor da cota prevalece ao da escala
Antes de qualquer alteração, consultar o arquiteto responsável.

REV.	DATA	CONTEÚDO	REV.	DATA	CONTEÚDO
R00	05/12/2025	EMIÇÃO INICIAL			
R01	18/01/2026	CORREÇÕES CONFORME PARECER DA 08/01/26			
R02	19/01/2026	CORREÇÕES CONFORME PARECER DA 19/01/26			
Nome do Empreendimento					
Endereço do Empreendimento			Disciplina		
DIVERSOS (PROJETO PADRÃO)			COMUNICAÇÃO VISUAL		
Título do projeto			Etapas		
PLANTA BAIXA - PAVIMENTO TÉRREO			PROJETO EXECUTIVO		

	Projeto e coordenador		Especialidade	CMV
	CONSÓRCIO SAÚDE CONCREMAT - MEP - CNPJ 60.255.454/0001-35 RUA JOAQUIM PALHARES, Nº 40, ANDAR 5 - RIO DE JANEIRO/RJ - CEP 20.260-080 FONE (21) 3535-4131 Responsável Técnico pelo Projeto ANA CAROLINA POTIER MENDES Arquiteta CAUPR nº A351830		Revisão	
CONCREMAT MEP				R02