




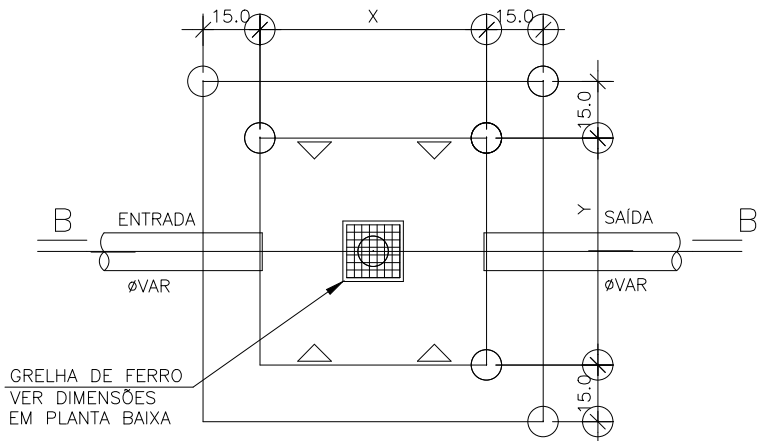

PLANTA BAIXA
ESCALA 1 : 20

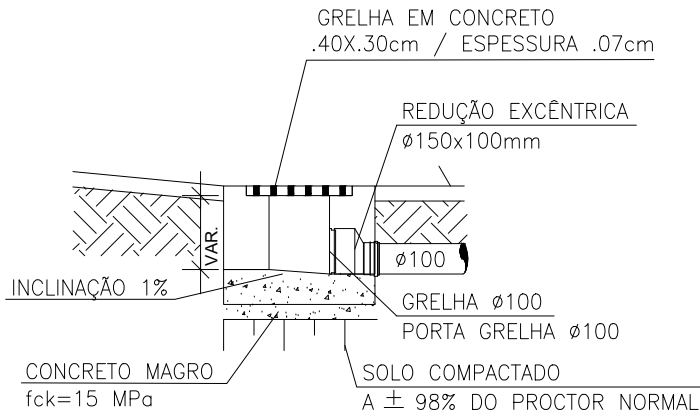

DET. SAÍDA LATERAL GRELHA
ESCALA 1 : 20

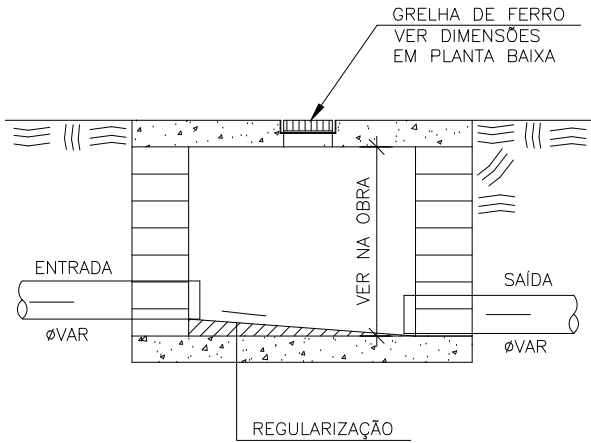

CORTE B – B
ESCALA 1 : 20

AS DIMENSÕES (X e Y) DEVERÃO SER CONFIRMADAS
EM PLANTA BAIXA

DET. CAIXA DE INSPEÇÃO
ESCALA 1 : 25

André Clemente Correia
Congemat Engenharia e Tecnologia S/A
André Clemente Correia
Coordenador de Contratos

CONSÓRCIO SAÚDE CONCREMAT-MEP - CNPJ 60.255.454/0001-35
RUA JOAQUIM PALHARES, no. 40, ANDAR 5 - RIO DE JANEIRO/RJ - CEP 20.260-080 - FONE (21) 3535-4131
Medidas em metros. Conferir medidas no local.
O valor da cota prevalece ao da escala. Antes de qualquer alteração consultar o arquiteto responsável.

REV	DATA	CONTEÚDO	REV	DATA	CONTEÚDO
00	11/09/2026	EMIÇÃO INICIAL			

Nome do Empreendimento CER IV			
Endereço do Empreendimento LOTEAMENTO CIDADE NOVA, TERRENO 81A, RUA PRESIDENTE KENNEDY – JEQUIÉ / BAHIA.		Disciplina ÁGUAS PLUVIAIS	
Título do desenho PLANTA DE DETALHES		Etapa PROJETO EXECUTIVO	
	Projetista e coordenador CONSÓRCIO SAÚDE CONCREMAT-MEP - CNPJ 60.255.454/0001-35 RUA JOAQUIM PALHARES, no. 40, ANDAR 5 - RIO DE JANEIRO/RJ - CEP 20.260-080 FONE (21) 3535-4131 Responsável Técnico pelo Projeto de Águas Pluviais ANDRÉ CLEMENTE CORREIA ENGENHEIRO CREA: 1809024404	Prancha 02/02	Especialidade PLU
		Revisão 00	Escala 1/20