



PLANO URBANÍSTICO E AMBIENTAL E PROJETOS ESPECÍFICOS PARA O **V E T O R I P I T A N G A**

PRODUTO Nº 10 - RELATÓRIO DE ANDAMENTO X

RELATÓRIO 23 - PROJETOS EXECUTIVOS PARA AS COMUNIDADES DE BIRIBEIRA,
IPITANGA II, PÔR DO SOL/POUSADA DO CAMPO, BARBOSA FAZENDA TAPERA,
ARATU, PÔR DO SOL E CARANGI

PLANO URBANÍSTICO E AMBIENTAL
E PROJETOS ESPECÍFICOS PARA O
V E T O R I P I T A N G A

PRODUTO Nº 10 - RELATÓRIO DE ANDAMENTO X

**RELATÓRIO 23 - PROJETOS EXECUTIVOS PARA AS COMUNIDADES DE BIRIBEIRA,
BARRAGEM IPITANGA II, POUSADA DO CAMPO, BARBOSA, FAZENDA TAPERA,
ARATU, POR DO SOL E CARANGI**

Governo do Estado da Bahia

Rui Costa
Governador

Secretaria de Infraestrutura Hídrica e Saneamento

Cássio Ramos Peixoto
Secretário

Superintendência de Saneamento

Carlos Fernando Gonçalves de Abreu
Superintendente

Diretoria de Saneamento Urbano

Geraldo de Senna Luz
Diretor

Coordenador

Anésio Miranda Fernandes

Equipe Técnica de Acompanhamento

Engenheiro Civil Anésio Miranda Fernandes

Analista Técnica

Tônia Maria Dourado Vasconcelos

Secretaria de Desenvolvimento Urbano

Carlos Martins
Secretário

Superintendência de Planejamento e Gestão

Lívia Maria Gabrielli Azevedo
Superintendente

Superintendência de Habitação

Adalva Tonhá
Superintendente

Superintendência de Mobilidade

Grace Gomes
Superintendente

Equipe Técnica de Acompanhamento

Arquiteta/Urbanista Maria de Lourdes Costa Souza
Arquiteta/Urbanista Silvia Verena Escudero
Arquiteta/Urbanista Sara Cristina Medeiros Cavalcante
Arquiteta/Urbanista Maria Dulce Lavigne de Lemos Mota

CONSÓRCIO
HYDROS ENGENHARIA E PLANEJAMENTO S/A
FFA ARQUITETURA E URBANISMO LTDA

RESPONSÁVEL TÉCNICO - HYDROS

Engº Sílvio Humberto Vieira Regis

RESPONSÁVEL TÉCNICO - FFA

Arq. Floriano Freaza

DIRETOR

Engº Sílvio Humberto Vieira Regis

COORDENAÇÃO GERAL

Engº Ulysses Fontes Lima

COORDENAÇÃO SETORIAL

Geol. Sandro Camargo

COORDENAÇÃO TÉCNICA

Arq. Floriano Freaza

Arq. Liana Viveiros

GERENTE DO CONTRATO

Arq. Liana Viveiros

EQUIPE TÉCNICA

Arq. Rodolfo Madureira
Arq. Karla Benevides
Arq. Julia Cruz da Silva
Arq. Maria do Socorro Fialho da Silva
Arq. Carl von Hauenschild
Arq. Francisco Teixeira Cavalcante
Soc. Ruy Aguiar
Soc. Rafael de Aguiar Arantes

Bio. Daniela Reitermajer
Bio. João Cláudio Vianna
Bio. Mário Henrique Barros
Cient. Pol. Claudio André Souza

Engª. Rejane Santana
Engª. Ana Félix
Engª. Andrea Brock
Eng. Laécio Brito Regis
Geol. Isaac Queiroz
Geog. Eliza Maia
Urb. Rivelte Rivetria Santana dos Santos
Urb. Manuela Mattos Vasconcellos de
Azevedo
Soc. Maria Auxiliadora da S. Lobão
Adv. Bruno Heim
A.S. Elisamara Emiliano
Est. Urb. Sofia de Oliveira Souza Reis

APOIO TÉCNICO

Lúcia Maria Bacellar Reis
Maria Perpetua Rodrigues

**PLANO URBANÍSTICO E AMBIENTAL E PROJETOS ESPECÍFICOS PARA O
VETOR IPITANGA**

PRODUTO Nº 10 – RELATÓRIO DE ANDAMENTO X

**RELATÓRIO 23 – PROJETOS EXECUTIVOS PARA AS COMUNIDADES DE
BIRIBEIRA, BARRAGEM IPITANGA II, POUSADA DO CAMPO, BARBOSA,
FAZENDA TAPERA, ARATU, POR DO SOL E CARANGI**

APRESENTAÇÃO

O CONSÓRCIO HYDROS ENGENHARIA E PLANEJAMENTO S/A e FFA ARQUITETURA LTDA apresenta o Produto N° 10 referente ao Relatório de Andamento X que contém o Relatório 23 conforme previsto no Plano de Trabalho.

SUMÁRIO

APRESENTAÇÃO	i
RELATÓRIO 23 – PROJETOS EXECUTIVOS PARA AS COMUNIDADES DE BIRIBEIRA, BARRAGEM IPITANGA II, POUSADA DO CAMPO, BARBOSA, FAZENDA TAPERA, ARATU, PÔR DO SOL E CARANGI.....	1
1 INTRODUÇÃO.....	2
1.1 DIRETRIZES BÁSICAS ADOTADAS NOS PROJETOS URBANÍSTICOS	2
1.2 DIRETRIZES BÁSICAS ADOTADAS NOS PROJETOS LUMINOTÉCNICOS DAS PRAÇAS	4
1.2.1 <u>Classificação das Praças quanto ao Tráfego de Pedestres</u>	4
1.2.2 <u>Luminárias Utilizadas</u>	4
2 COMUNIDADE POR DO SOL.....	8
2.1 PARTIDO URBANÍSTICO	8
2.2 SISTEMA VIÁRIO.....	8
2.3 ESPAÇOS E EQUIPAMENTOS PÚBLICOS	9
2.4 QUADRO DE PARCELAMENTO	10
2.5 QUADRO DE ÁREAS	11
2.6 PROJETOS LUMINOTÉCNICOS PRAÇAS	12
2.6.1 <u>Praça 01 – Classe P1</u>	12
2.6.2 <u>Praça 02 – Classe P2</u>	13
2.6.3 <u>Praça 03 – Classe P2</u>	14
2.6.4 <u>Praça 04 – Classe P2</u>	16
3 COMUNIDADE DE CARANGI	19
3.1 PARTIDO URBANÍSTICO	19
3.2 SISTEMA VIÁRIO.....	19
3.3 ESPAÇOS E EQUIPAMENTOS PÚBLICOS	20
3.4 QUADRO DE PARCELAMENTO	21
3.5 QUADRO DE ÁREAS	22
3.6 PROJETOS LUMINOTÉCNICOS PRAÇAS	23
3.6.1 <u>Praça 01 – Classe P2</u>	23
3.6.2 <u>Praça 02 – Classe P2</u>	25
4 COMUNIDADE BIRIBEIRA	27
4.1 PARTIDO URBANÍSTICO	27
4.2 SISTEMA VIÁRIO.....	27
4.3 ESPAÇOS E EQUIPAMENTOS PÚBLICOS	28
4.4 QUADRO DE PARCELAMENTO	29
4.5 QUADRO DE ÁREAS	30
4.6 PROJETOS LUMINOTÉCNICOS PRAÇAS	31
4.6.1 <u>Praça 01 – Classe P2</u>	31
4.6.2 <u>Praça 02 – Classe P2</u>	34
4.6.3 <u>Praça 03 – Classe P2</u>	36

ANEXO – PEÇAS GRÁFICAS

LISTA DE FIGURAS

Figura 1 - Distribuição das Luminárias.....	12
Figura 2 - Posição das Árvores (Conforme Projeto de Paisagismo).....	12
Figura 3 - Vista 3D.....	12
Figura 4 - Resultado Fotométrico	13
Figura 5 - Distribuição das Luminárias.....	13
Figura 6 - Posição das Árvores	13
Figura 7 - Resultado Fotométrico	14
Figura 8 - Distribuição das Luminárias.....	14
Figura 9 - Posição das Árvores (Conforme Projeto de Paisagismo).....	15
Figura 10 - Vista 3D.....	15
Figura 11 - Resultado Fotométrico	16
Figura 12 - Distribuição das Luminárias.....	16
Figura 13 - Posição Das Árvores (Conforme Projeto de Paisagismo).....	17
Figura 14 - Vista 3D.....	17
Figura 15 - Resultado Fotométrico	18
Figura 16 - Distribuição das Luminárias.....	23
Figura 17 - Posição das Árvores (Conforme Projeto de Paisagismo).....	23
Figura 18 - Vista 3D.....	24
Figura 19 - Resultado Fotométrico	24
Figura 20 - Distribuição das Luminárias.....	25
Figura 21 - Posição das Árvores (Conforme Projeto de Paisagismo).....	25
Figura 22 - Vista 3D.....	26
Figura 23 - Resultado Fotométrico	26
Figura 24 - Distribuição das Luminárias.....	31
Figura 25 - Posição das Árvores (Conforme Projeto de Paisagismo).....	32
Figura 26 - Vista 3D.....	32
Figura 27 - Resultado Fotométrico	33
Figura 28 - Distribuição das Luminárias.....	34
Figura 29 - Posição das Árvores (Conforme Projeto de Paisagismo).....	35
Figura 30 - Vista 3D.....	35
Figura 31 - Resultado Fotométrico	35
Figura 32 - Distribuição das Luminárias.....	36

**RELATÓRIO 23 – PROJETOS EXECUTIVOS PARA AS COMUNIDADES
DE BIRIBEIRA, BARRAGEM IPITANGA II, POUSADA DO CAMPO,
BARBOSA, FAZENDA TAPERA, ARATU, PÔR DO SOL E CARANGI**

1 INTRODUÇÃO

Este relatório apresenta os Planos Urbanísticos Executivos, no que se refere à estruturação espacial e ao desenho urbano, para as comunidades de Por do Sol, Carangi, e Beribeira e nas áreas de Barbosa, Fazenda Tapera, Ipitanga II e Aratu, estas ocupadas predominantemente por sítios e chácaras, que se encontram dentro do Vetor Ipitanga.

O conjunto de comunidades e áreas contempladas neste primeiro relatório decorre do desenvolvimento dos trabalhos em etapas de intervenção, sendo este o primeiro grupo para o qual foram desenvolvidas propostas de intervenção urbanística. Tais propostas são resultantes dos esforços das equipes técnicas envolvidas e sobretudo da interação com as comunidades, a partir das constatações feitas em campo e nas reuniões e audiências realizadas, conforme constam nos relatórios anteriores.

Um fato a observar é que os trabalhos de elaboração dos projetos tem tomado um tempo significativamente maior do que o considerado nos cronogramas de ação propostos; uma vez que a situação real se mostrou mais complexa do que o inicialmente avaliado, ante a irregularidade das ocupações e os conflitos de interesses, sobretudo os legítimos, que dificultaram sobremaneira a equação das necessárias soluções de ordenamento urbanístico para a regularização fundiária e dotação de espaços e equipamentos públicos adequados e suficientes.

1.1 DIRETRIZES BÁSICAS ADOTADAS NOS PROJETOS URBANÍSTICOS

Conforme o que foi proposto nos Relatórios do Master Plan e estudos anteriores, elaborados com a participação das comunidades locais em reuniões e apresentações públicas do mesmo, os projetos urbanísticos foram desenvolvidos a partir da perspectiva de que as infraestruturas e equipamentos urbanos propostos venham a se constituir no suporte necessário e adequado para o desenvolvimento socioeconômico da população da área, observando-se os conceitos de sustentabilidade nos âmbitos da socioeconomia e do meio ambiente.

Para isso, as soluções adotadas buscam apresentar alternativas para conter os processos de degradação urbana e ambiental que se instalaram na área, requalificando-a urbanisticamente para integrá-la ao tecido da cidade formal, dotando-a do viário necessário para essa integração e para a mobilidade dentro da mesma, criar solo urbanizado para a implantação de habitação de interesse social, assim como criar os espaços e equipamentos públicos necessários para a sociabilidade, a educação, a saúde, o trabalho e o lazer.

As principais Diretrizes seguidas pelos projetos foram as seguintes:

- implantar a adequada estrutura urbana para o desenvolvimento socioeconômico da população local de forma sustentável;
- facilitar a mobilidade e acessibilidade, em segurança;
- criar uma ambiência acolhedora e que fomenta a sociabilidade;
- oferecer diversidade de espaços adequados para atividades públicas e privadas;
- estruturar o espaço urbano de modo a possibilitar a implantação e futura manutenção das infraestruturas de saneamento e drenagem;
- minimizar impactos para preservar a qualidade ambiental.

No local identificam-se importantes carências de infraestrutura, conforme apontado nos relatórios anteriores. Dentre estas, as mais destacadas são a falta de saneamento básico e a dificuldade de acesso e mobilidade urbana. Entendendo que essas sejam as principais alternativas de melhoria imediata do quadro local, o projeto tomou como diretriz principal a implantação do

sistema viário estruturante; o que virá a permitir, ademais da implantação dos sistemas de saneamento, uma melhor conectividade com o entorno imediato e com o restante da cidade, onde se encontra parte significativa dos empregos e alternativas de geração de renda.

A concepção e definição dos partidos urbanísticos pactuados com os moradores das comunidades locais visam atender à demanda por uma habitação e uma configuração urbana que, ainda de baixo custo, devam ser saudáveis e seguras, de modo a apoiar o desenvolvimento humano, socioeconômico e cultural de seus habitantes, respeitando as condicionantes ambientais.

Otimizar a relação *custo x benefício* é um dos maiores desafios do projeto, porquanto as demandas são muitas e os recursos disponíveis não podem atender plenamente a todas de uma só vez para criar um tecido urbano com as características exigidas pela legislação vigente para a cidade formal. Reconhecendo essa limitação e em acordo com a flexibilização dos parâmetros urbanísticos permitida pela legislação para esse tipo de assentamento espontâneo, que tem as características de ZEIS (Zona Especial de Interesse Social), tal como é enquadrado na proposta do Plano Urbanístico e Ambiental, a proposta centrou-se na reestruturação do espaço urbano, abrindo e articulando espaços para a implantação de infraestruturas de saneamento, acessos e implantação de equipamentos de apoio às atividades cotidianas, aos serviços e à geração de renda e às atividades de socialização e lazer, ademais da necessária produção de moradias para as famílias que devem ser reassentadas, pelos diversos motivos que a implantação do projeto requer.

Nas áreas de Barbosa, Fazenda Tapera, Barragem Ipitanga II e Aratu, ocupadas predominantemente por sítios e chácaras, as intervenções propostas consistem na melhoria do viário, com serviços de drenagem imprescindíveis à sua proteção, ademais das redes de suprimento de água potável, especialmente para os pequenos agrupamentos de casas que aí se encontrem. Nestas áreas, as soluções de esgotamento sanitário para as chácaras e sítios deverão ser individualizadas, sob a responsabilidade dos proprietários, com fossas sépticas e efluentes líquidos tratados por sistemas de “zona de raiz” ou similares, antes de alcançarem qualquer corpo d’água ou infiltração no solo; sob o permanente monitoramento dos órgãos ambientais em associação com a concessionária dos serviços de saneamento da região (Embasa).

Sempre que possível, entre as ocupações e a área verde, define-se a implantação de um caminho/trilha, que ademais de linha demarcatória de limites, funciona como suporte ao monitoramento/vigilância, via de acesso e deslocamentos, assim como opção de lazer para caminhadas. No caso do Parque do Ipitanga, esta via deverá ser associada também uma vala de interceptação da drenagem superficial, conduzindo as águas até os locais de lançamento estrategicamente escolhidos, que deverão ser dotados de sistemas de gradeamento e filtragem, adequados para proteger os mananciais. Aí também deverão ser implantados os interceptores dos sistemas de esgotamento sanitário, sempre que necessário.

Ademais do ordenamento espacial, a proposta busca conter o avanço das ocupações sobre as encostas, baixadas, áreas verdes e mananciais.

A partir do item 2, descreve-se a solução adotada em cada comunidade com maiores detalhes.

1.2 DIRETRIZES BÁSICAS ADOTADAS NOS PROJETOS LUMINOTÉCNICOS DAS PRAÇAS

Os Projetos Luminotécnicos visam atender aos usuários das praças contempladas no Plano Urbanístico e Ambiental do Vetor Ipitanga, localizado na Estrada do Raposo – Cassange, na cidade de Salvador, BA.

Os projetos consistem em um sistema de iluminação que, obedecendo à Norma Técnica NBR 5101:2012 da Associação Brasileira de Normas Técnicas (ABNT), assegure segurança e fluidez no tráfego de veículos e pedestres proporcione melhor satisfação e conforto nas atividades noturnas.

1.2.1 Classificação das Praças quanto ao Tráfego de Pedestres

Para as praças que não apresentam áreas de comércio e prática de esportes, com base na **Tabela 1.1** (Classes de iluminação para cada tipo de via - NBR5101:2012), adotamos como classe de iluminação a classe P2.

Para as praças que possuem áreas de comércio e/ou prática de esportes, com base na **Tabela 1.1** (Classes de iluminação para cada tipo de via - NBR5101:2012), adotamos como classe de iluminação a classe P1.

Tabela 1.1 - Classes de Iluminação para cada tipo de via

Descrição da via	Classe de Iluminação
Vias de uso noturno intenso por pedestres (por exemplo, calçadas, passeios de vias comerciais)	P1
Vias de grande tráfego noturno de pedestres (por exemplo, passeios de avenidas, praças áreas de lazer)	P2
Vias de uso noturno moderado por pedestres (por exemplo, passeios, acostamentos)	P3

1.2.2 Luminárias Utilizadas

1.2.2.1 TIPO 1: Luminária 48 LED – 53 W


Luminária para poste, composta por 48 LED's, 53 W, fluxo luminoso 4633 lm, estanqueidade de bloco ótico IP66, estanqueidade de bloco eletrônico IP66, resistência ao choque (policarbonato) IK 10, resistência aerodinâmica 0,124 m², 230 V, corpo em alumínio, difusor em policarbonato, cor AKZO 900 cinzento areado.

Luminárias usadas em áreas internas de circulação de pedestres de todas as praças.

Altura de instalação da luminária: 4,5 m

Referência para luminária: Modelo 5102 – SCHREDER NANO2 Led

Especificações para cálculo luminotécnico: calculado através do *software* DIALux 4.11.

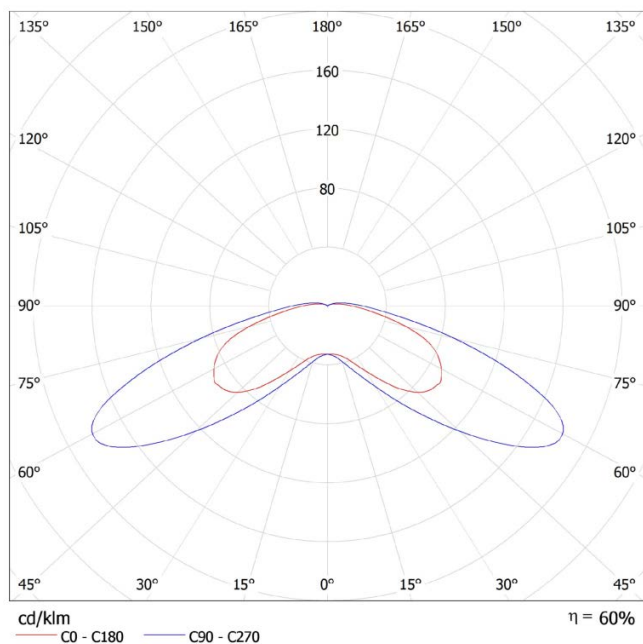

1.2.2.2 TIPO 2: Luminária 144 LED – 236 W


Luminária para poste, composta por 144 LED's, 236 W, fluxo luminoso 23196 lm, estanqueidade de bloco ótico IP66, resistência ao impacto (vidro) IK 08, resistência aerodinâmica 0,014 m², 230 V, corpo em alumínio, difusor protetor em vidro, cor RAL 7001.

Luminárias usadas em áreas próximas aos arruamento.

Altura de instalação da luminária: 8,0 m

Referência para luminária: Modelo 5068 – SCHREDER AKILA Road

Especificações para cálculo luminotécnico: calculado através do software DIALux 4.11.

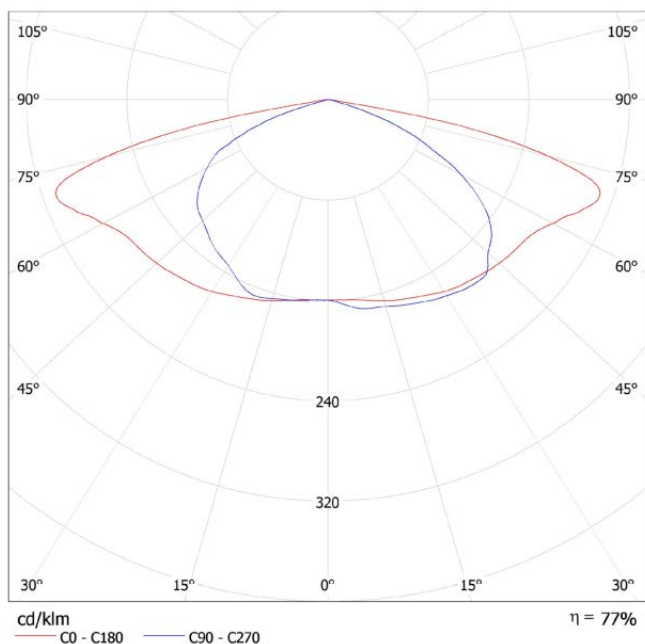

1.2.2.3 TIPO 3: Refletor 400 W


Luminária tipo refletor, montagem em cruzeta, para lâmpada de vapor metálico de 400 W, fluxo luminoso 41624 lm, estanqueidade IP66, resistência ao choque (vidro) IK 08, resistência aerodinâmica 0,190 m², 230 V, corpo em alumínio injetado galvanizado, difusor em vidro temperado, cor AKZO 900 cinzento areado.

Luminárias usadas nas quadras poliesportivas.

Altura de instalação da luminária: 10 m

Referência para luminária: Modelo 1552 – SCHREDER NEOS 3

Especificações para cálculo luminotécnico: calculado através do software DIALux 4.11.

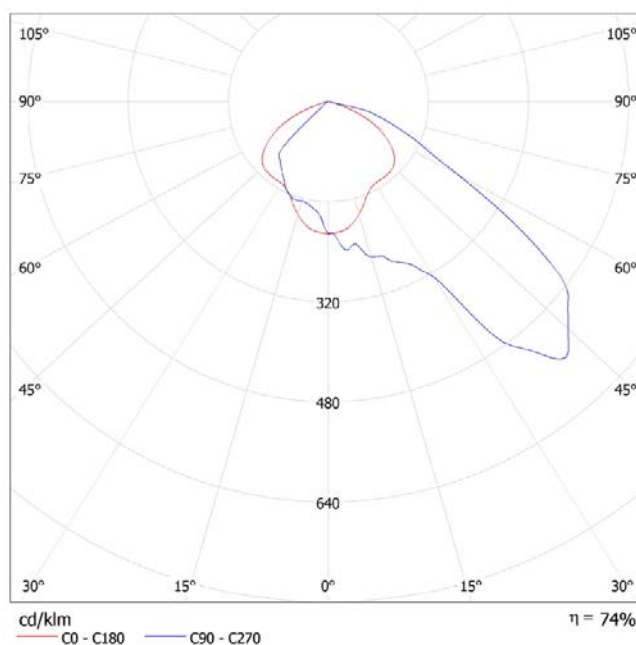

1.2.2.4 TIPO 4: Embutido de Piso


Luminária de embutir no piso, uso externo, composta por 6 LED's, 7,2 W, fluxo luminoso 384 lm, estanqueidade IP67, resistência ao choque (vidro) IK 10, 230 V.

Luminárias usadas para iluminar os monumentos das praças.

Altura de instalação da luminária: embutida no piso

Referência para luminária: Modelo NOCTIS MAXI HIGH POWER - SCHRÉDER

Especificações para cálculo luminotécnico: calculado através do software DIALux 4.11.

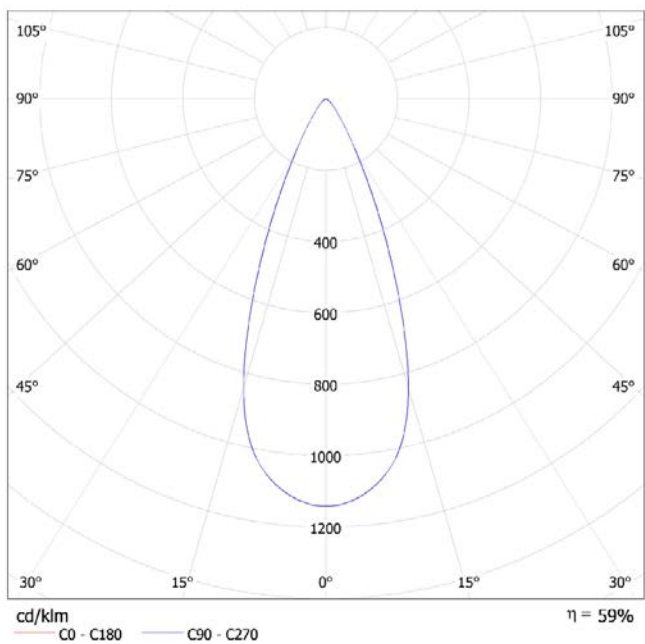

2 COMUNIDADE POR DO SOL

2.1 PARTIDO URBANÍSTICO

Esta comunidade tem sua estruturação espacial baseada num loteamento irregular, promovido por particulares sem as devidas licenças urbanísticas e ambientais, o que resultou num processo judicial movido pelo Ministério Público Estadual para a regularização da posse dos adquirentes. Essa base espacial obedece ao padrão dos denominados “loteamentos populares”, com “fatiamento” do terreno em planta, estabelecendo uma malha retangular com pouco respeito pelas condições da topografia e da vegetação preexistente; por isto mesmo, somente as áreas mais planas de cumeada foram ocupadas, não apresentando problemas quanto à drenagem e estabilidade do solo. A atuação da Associação Comunitária tem garantido manter a ordem na ocupação, preservando o espaço das principais vias.

O partido urbanístico proposto busca aproveitar os eixos viários previamente abertos e reestruturar o espaço com uma nova hierarquia de vias internas, definir centralidades, espaços públicos conectados e espaços prioritários para a implantação de equipamentos.

Para o contato com o exterior, em frente à Praça Central, na convergência do viário interno com a Estrada do Fidalgo e a Travessa Barbosa/Estrada do Cassange, uma parte da quadra existente é convertida numa praça de entrada, onde se reservam áreas para implantação do comércio de bairro e baia para ponto de transporte coletivo (ônibus, micro-ônibus e vans).

Ao longo do trecho da Estrada do Fidalgo que se estende até a Estrada do Raposo, são reservadas áreas de uso misto, para implantação de comércio, serviços e habitação a partir do 1º pavimento, assim como uma área para implantação de escola de Ensino Fundamental e um Campo de Futebol, associado a uma praça em terreno contíguo à área da Escola, conquistado a partir de uma modificação da ligação viária com a Estrada do Raposo, unificando o acesso com o da área de Pousada do Campo. À frente desta praça propõe-se a implantação de parada de transporte coletivo e que as três construções precárias que aí se encontram sejam reassentadas no terreno disponível na margem direita da entrada da via, conforme planta.

Os vales e encostas existentes no lado Norte e no centro da comunidade, com densa cobertura vegetal arbórea, deverão ser preservados da ocupação. Somente serão permitidas atividades promovidas por programas socioambientais (horto, folhas sagradas, apicultura, ervas medicinais etc.), compatíveis com a preservação dos mesmos. Sendo as áreas de horta existentes passíveis de ampliação, limitadas a 1/3 da área verde, em áreas de pouca pendente, de acordo com a demanda e mediante aprovação da comunidade.

Ademais do ordenamento espacial, a proposta busca conter o avanço da ocupação em direção às encostas, baixadas e áreas verdes.

2.2 SISTEMA VIÁRIO

A proposta urbanística tem como diretriz principal qualificar vias internas à localidade, no sentido de favorecer o deslocamento a pé e de diminuir a velocidade dos automóveis, definir vias de uso compartilhado nas áreas mais internas da ocupação e abertura de praças/caminhos exclusivos de pedestres, articulados a espaços públicos, que liguem as ruas principais e diminuam percurso do caminhante.

Nas áreas de contato com o viário externo, propõe-se uma modificação da intersecção da Estrada do Fidalgo e Estrada do Raposo, deslocando-a para a entrada da Rua da Codorna, de modo a integrar a área onde se encontra o campo de futebol, reivindicado pela comunidade, ao tecido da ocupação e ao seu lado destinar a área existente para a implantação de uma Escola de Ensino Fundamental. À frente dessa praça que tem como equipamento central o Campo de Futebol, implanta-se uma baia de parada do transporte coletivo no lado da praça e outra no lado oposto da via Estrada do Raposo.

Ao longo da Estrada do Fidalgo, que até o encontro com a Travessa Barbosa/Estrada de Cassange deverá ter pista de rolamento de 7,0 m com dois sentidos de tráfego, os espaços existentes destinam-se a usos mistos, de Comércio e Serviços, com a possibilidade de implantar habitação a partir do 1º pavimento das edificações. Na quadra em frente à Praça central, deverá ser implantada uma baia de parada do transporte coletivo, assim como outra no lado oposto da via.

Na Avenida Fidalgo e nas Ruas A, B, C, H e S o tráfego é mantido segregado, com passeios separados da faixa de rolamento de veículos por meio-fio; diminuindo-se os conflitos com o disciplinamento dos fluxos, com definição de trechos de mão-dupla e trechos de mão-única.

Nas demais vias internas propõe-se que sejam compartilhadas, com tráfego em mão-única, conforme plantas do projeto; que sem comprometer o acesso por veículo, privilegia o pedestre, oferecendo um maior espaço de convivência onde os fluxos de veículos devem ser baixos.

2.3 ESPAÇOS E EQUIPAMENTOS PÚBLICOS

A partir dos levantamentos e constatação em de campo, associadas às demandas da comunidade, a proposta contempla a definição de áreas para implantação de equipamentos públicos que atendam à comunidade e ao entorno imediato, com previsão para os seguintes usos:

- a. Em áreas no interior da ocupação existente
 - Praça Central, com sede da atual Associação Comunitária;
 - Quadra Poliesportiva, na Praça Central;
 - Praça da Saúde;
 - Pequenas praças/caminhos, exclusivos de pedestres, com bancos, espaços de estar e equipamentos de parque infantil, em número de 11;
 - Lotes nas quadras existentes, conforme quadro de áreas.
- b. Em áreas reservadas, nos limites da ocupação
 - Praça de Esporte e Lazer, com Campo de Futebol e parada de ônibus, na intersecção da Estrada do Fidalgo/Rua da Codorna com a Estrada do Raposo;
 - Escola de Ensino Fundamental;
 - Comércio e Serviços em área de uso misto, com possibilidade de implantar habitação a partir do 1º pavimento;
 - Praça e parada de ônibus, com área para pequeno Comércio e Serviços na entrada da localidade;
 - Horto e hortas comunitárias.

OBS. A demanda de Creche deverá ser atendida pelo Projeto da prefeitura Municipal de implantar um Centro de Educação Infantil em área com decreto de desapropriação ao lado da intersecção da Travessa Barbosa com a Estrada de Cassange.

2.4 QUADRO DE PARCELAMENTO

QUADRA	ÁREA TOTAL QUADRA (m²)	ÁREAS RESERVADAS/ PROTEÇÃO (m²)	ÁREAS VERDES E LAZER (m²)	LOTES NOVOS			LOTES EXISTENTES			TOTAL LOTES NOVOS (un)	TOTAL LOTES (un)
				OCUPAÇÃO CONVENCIONAL			ÁREAS TOTAL (m²)	Nº EDIF. EXISTENTES (un)	ÁREA MÉDIA (m²)		
				ÁREAS TOTAL (m²)	Nº LOTES (un)	ÁREA MÉDIA (m²) máx. 250m²					
1	2.514,54	0,00	0,00	1.799,91	9	199,99	714,63	4	178,66	9	13
2	1.924,11	749,73	294,86	0,00	0	0,00	879,52	10	87,95	0	10
3	1.721,06	0,00	0,00	843,79	5	168,76	877,27	4	219,32	5	9
4	1.738,60	0,00	0,00	621,69	4	155,42	1.116,90	5	223,38	4	9
5	1.802,61	0,00	0,00	979,68	6	163,28	822,93	3	274,31	6	9
6	2.161,33	0,00	0,00	1.060,79	7	151,54	1.100,54	5	220,11	7	12
7	2.275,05	0,00	0,00	1.513,56	10	151,36	761,49	3	253,83	10	13
8	2.417,76	0,00	0,00	1.137,38	8	142,17	1.280,38	6	213,40	8	14
9	2.044,28	0,00	0,00	1.406,53	10	140,65	637,76	3	212,59	10	13
10	4.140,20	0,00	0,00	2.909,50	15	193,97	1.230,70	5	246,14	15	20
11	6.108,05	0,00	3.975,88	348,05	2	174,03	1.784,12	11	162,19	2	13
12	2.916,57	0,00	175,00	1.515,30	9	168,37	1.226,27	7	175,18	9	16
13	5.426,12	0,00	0,00	2.695,31	18	149,74	2.730,81	12	227,57	18	30
14	3.672,55	0,00	0,00	2.941,16	18	163,40	731,39	3	243,80	18	21
15	4.766,24	0,00	0,00	3.234,32	26	124,40	1.531,92	5	306,38	26	31
16	1.428,20	0,00	0,00	899,51	7	128,50	528,69	3	176,23	7	10
17	5.288,47	0,00	0,00	4.865,77	32	152,06	422,70	3	140,90	32	35
18	3.875,06	0,00	634,17	3.234,33	24	134,76	6,56	0	0,00	24	24
19	3.782,26	0,00	0,00	3.782,26	28	135,08	0,00	0	0,00	28	28
20	1.120,11	0,00	0,00	1.120,11	8	140,01	0,00	0	0,00	8	8
21	1.471,61	0,00	0,00	1.200,65	8	150,08	270,97	1	270,97	8	9
22	1.305,16	0,00	0,00	1.162,46	8	145,31	142,69	1	142,69	8	9
23	1.407,24	0,00	0,00	747,87	5	149,57	659,37	2	329,69	5	7
24	1.133,65	0,00	0,00	921,00	7	131,57	212,65	1	212,65	7	8
25	5.451,67	2.851,98	1.089,40	0,00	0	0,00	1.510,29	4	377,57	0	4
	71.892,50	3.601,71	6.169,30	40.940,93	274		21.180,55	101		274	375

2.5 QUADRO DE ÁREAS

ITEM	ÁREA (m ²)	%
ÁREA DA POLIGONAL	152.836,94	100,0%
ÁREA ALAGADA	0,00	0,0%
ÁREA LÍQUIDA	152.836,94	100,0%
ÁREA LÍQUIDA	152.836,94	100,0%
ÁREA PRIVATIVA LÍQUIDA (PARCELAMENTO)	65.723,19	43,0%
LOTES / DOMICÍLIOS NOVOS*	40.940,93	26,8%
LOTES / DOMICÍLIOS EXISTENTES**	21.180,55	13,9%
SÍTIOS / CHÁCARAS	0,00	0,0%
ÁREAS PROTEÇÃO TERREIROS	1.554,55	1,0%
ÁREA RESERVADA COMÉRCIO / SERVIÇO	2.047,16	1,3%
ÁREA PREFERENCIALMENTE PARA USO MISTO	0,00	0,0%
OUTROS USOS	0,00	0,0%
ÁREA PÚBLICA LÍQUIDA	87.113,75	57,0%
SISTEMA VIÁRIO	29.390,57	19,2%
RUAS / BAIAS / ESTACIONAMENTOS	13.178,50	8,6%
CICLOVIA	0,00	0,0%
PASSEIOS / CAMINHOS / ESCADAS / TRILHAS	16.212,07	10,6%
ÁREAS RESERVADAS	0,00	0,0%
EQUIPAMENTO EDUCACIONAL	0,00	0,0%
CENTRO COMUNITÁRIO	0,00	0,0%
EQUIPAMENTO LAZER / ESPORTE	0,00	0,0%
EQUIPAMENTO SAÚDE	0,00	0,0%
UNIDADE PRODUTIVA	0,00	0,0%
ÁREA VERDE	57.723,18	37,8%
CANTEIRO/ JARDIM	4.701,39	3,1%
ÁREAS DESTINADAS CULTIVO (HORTA / HORTA)	9.191,27	6,0%
ÁREA ENCOSTAS / ÁREA VERDE/ APP	43.830,52	28,7%

2.6 PROJETOS LUMINOTÉCNICOS PRAÇAS

2.6.1 Praça 01 – Classe P1

As **Figuras 1 e 2**, abaixo, apresentam o layout da praça. Na **Figura 1** mostramos a distribuição das luminárias. Na **Figura 2** a posição das árvores.

A **Figura 4** apresenta o resultado fotométrico obtido com a distribuição de luminárias apresentada na **Figura 1**.

O valor médio obtido para as áreas de circulação da praça ficou em torno de 20 lux, apropriado para uma praça classe P1, conforme NBR5101:2012.



Figura 1 - Distribuição das Luminárias



**Figura 2 - Posição das Árvores
(Conforme Projeto de Paisagismo)**

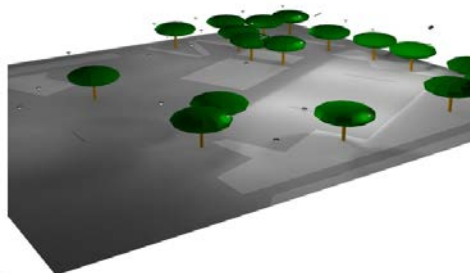


Figura 3 - Vista 3D

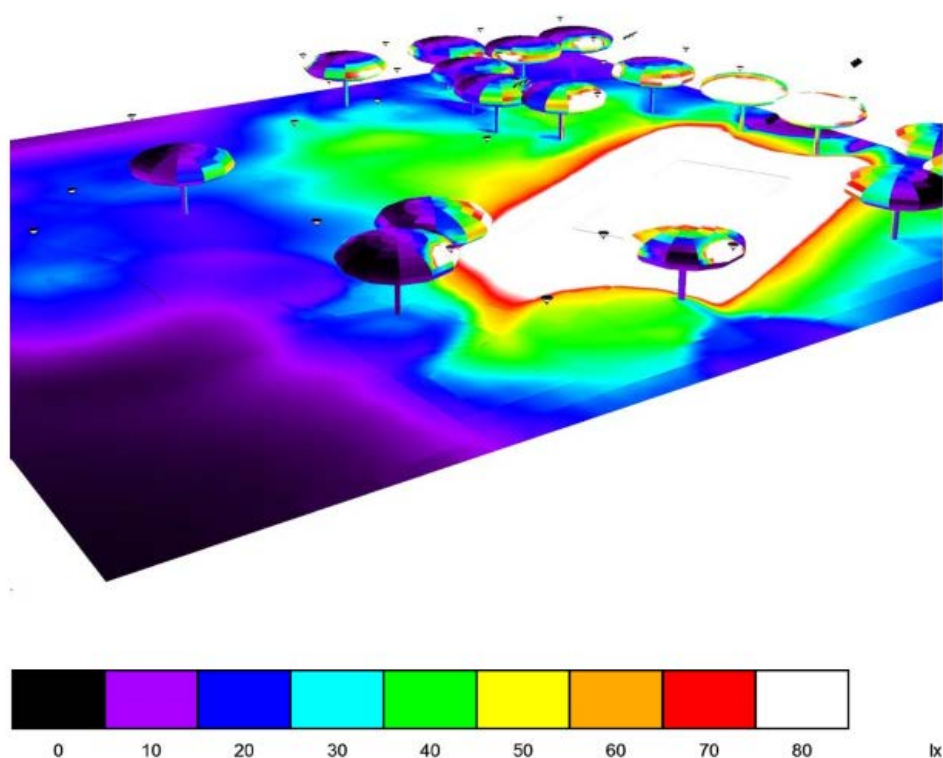


Figura 4 - Resultado Fotométrico

2.6.2 Praça 02 – Classe P2

As **Figuras 5 e 6**, abaixo, apresentam o layout da praça. Na **Figura 5** mostramos a distribuição das luminárias. Na **Figura 2.6** a posição das árvores.

A **Figura 7** apresenta o resultado fotométrico obtido com a distribuição de luminárias apresentada na **Figura 5**.

O valor médio obtido para as áreas de circulação da praça ficou em torno de 10 lux, apropriado para uma praça classe P2, conforme NBR5101:2012.

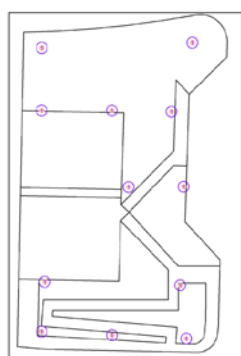


Figura 5 - Distribuição das Luminárias

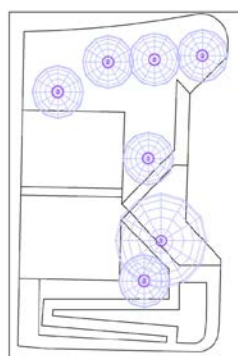


Figura 6 - Posição das Árvores

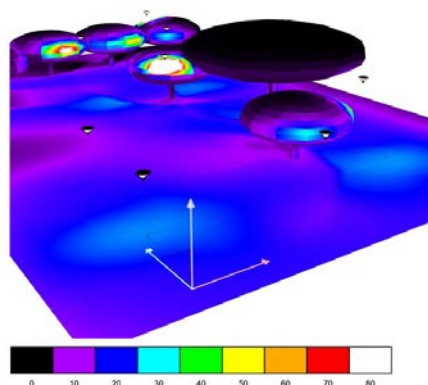


Figura 7 - Resultado Fotométrico

2.6.3 Praça 03 – Classe P2

As **Figuras 8 e 9**, abaixo, apresentam o layout da praça. Na **Figura 8** mostramos a distribuição das luminárias. Na **Figura 9** a posição das árvores.

A **Figura 11** apresenta o resultado fotométrico obtido com a distribuição de luminárias apresentada na **Figura 8**.

O valor médio obtido para as áreas de circulação da praça ficou em torno de 10 lux, apropriado para uma praça classe P2, conforme NBR5101:2012.

LEGENDA:

1. Luminárias TIPO 01

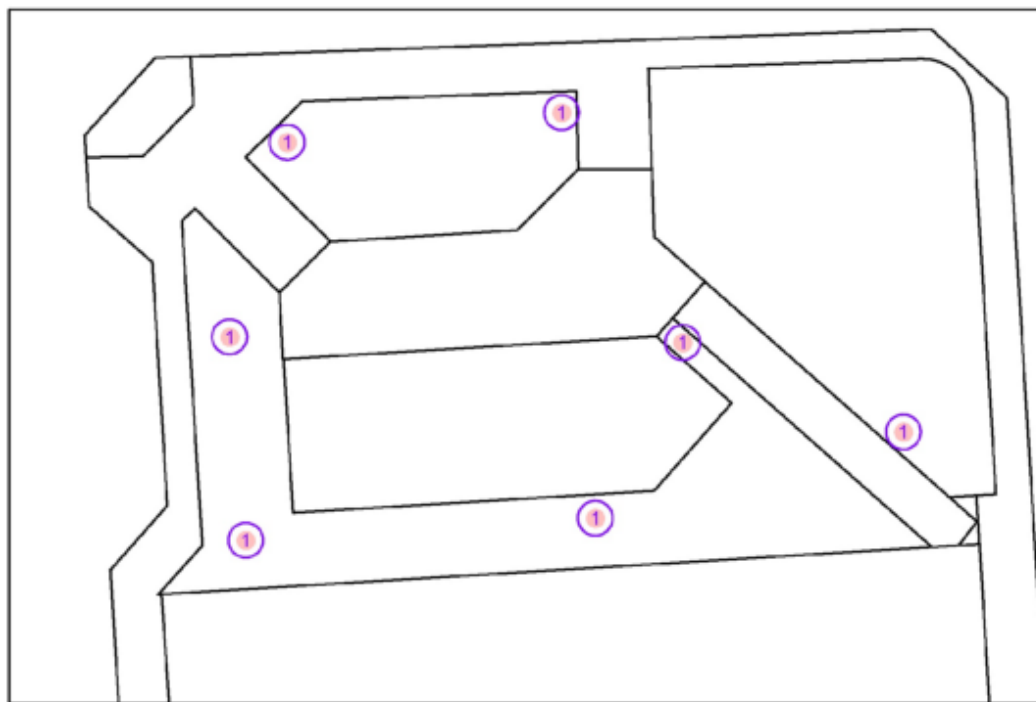


Figura 8 - Distribuição das Luminárias

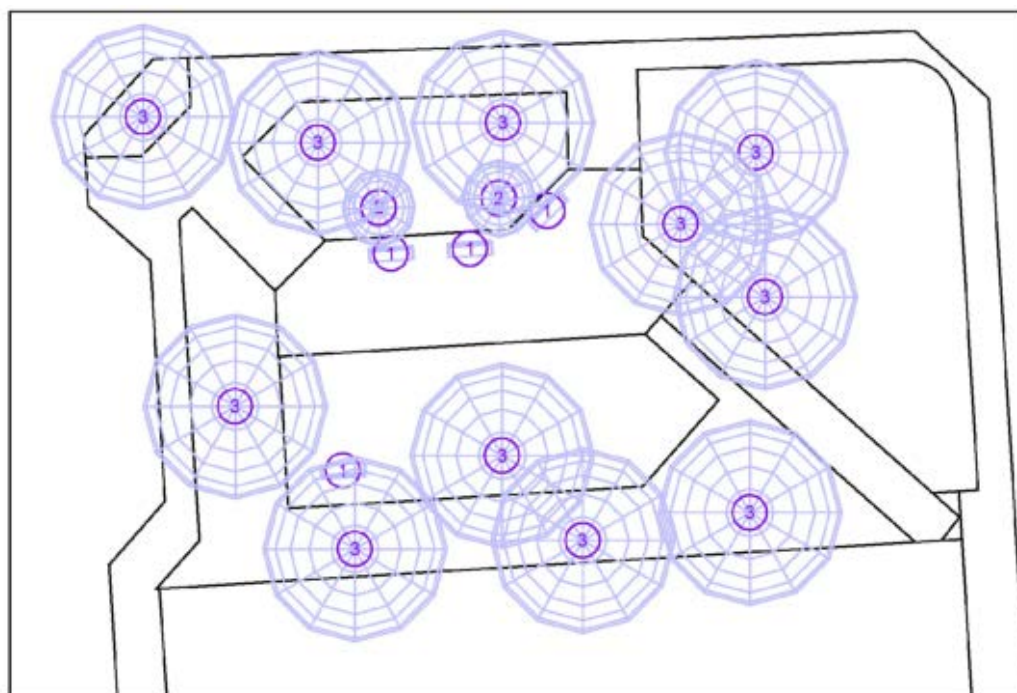


Figura 9 - Posição das Árvores (Conforme Projeto de Paisagismo)

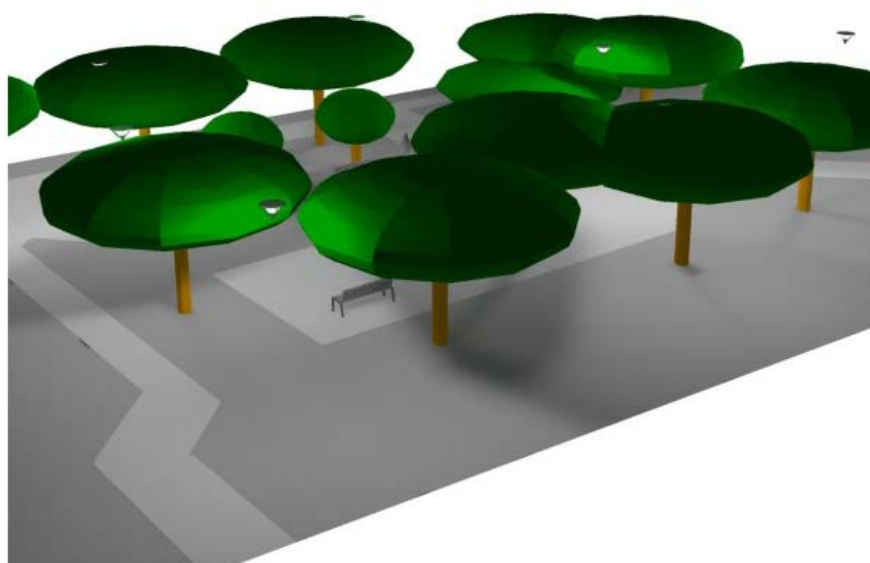


Figura 10 - Vista 3D

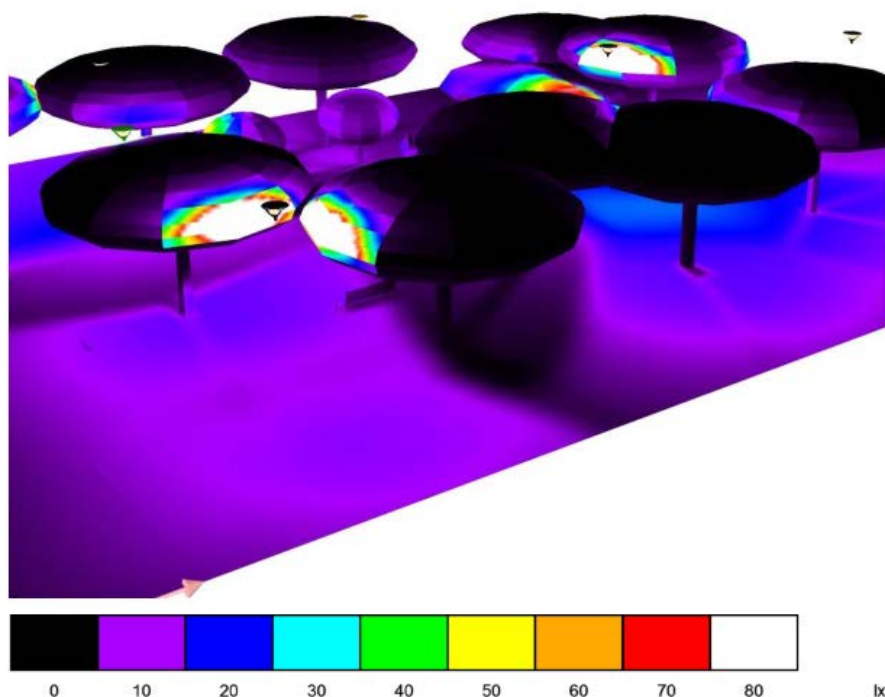


Figura 11 - Resultado Fotométrico

2.6.4 Praça 04 – Classe P2

As **Figuras 12 e 13**, abaixo, apresentam o layout da praça. Na **Figura 12** mostramos a distribuição das luminárias. Na **Figura 13** a posição das árvores.

A **Figura 15** apresenta o resultado fotométrico obtido com a distribuição de luminárias apresentada na **Figura 12**.

O valor médio obtido para as áreas de circulação da praça ficou em torno de 10 lux, apropriado para uma praça classe P2, conforme NBR5101:2012.

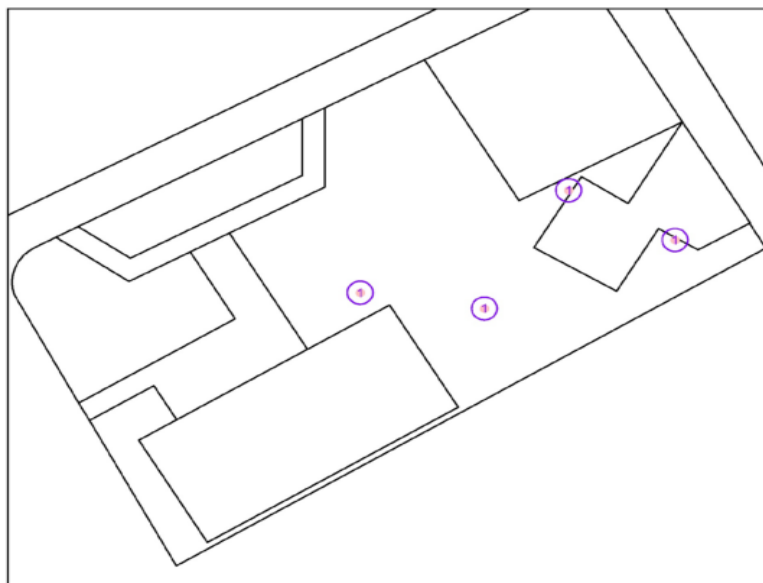


Figura 12 - Distribuição das Luminárias

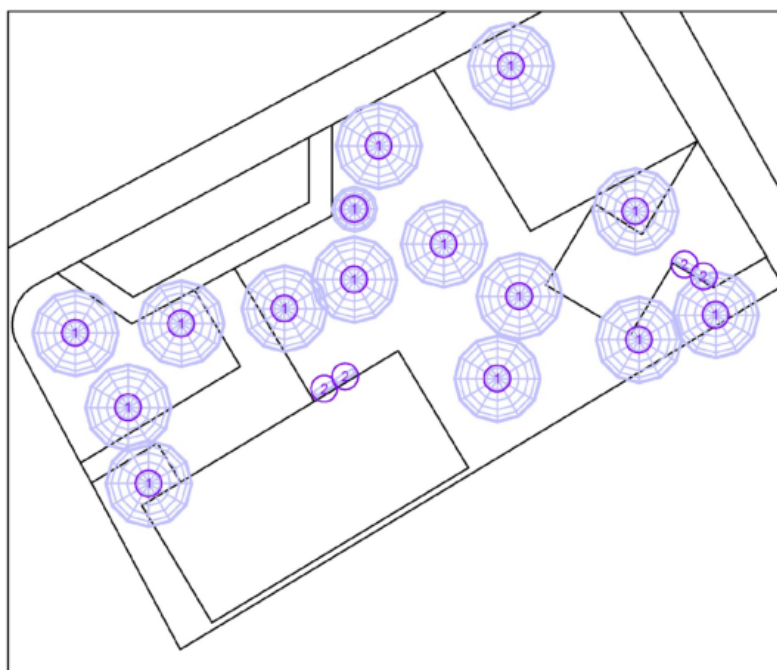


Figura 13 - Posição Das Árvores (Conforme Projeto De Paisagismo)

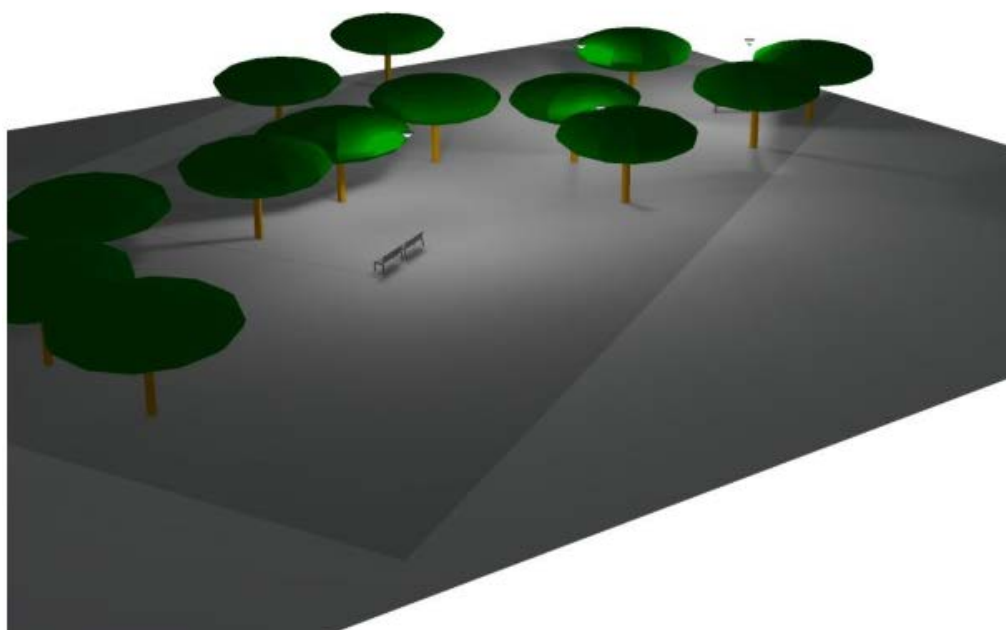


Figura 14 - Vista 3D

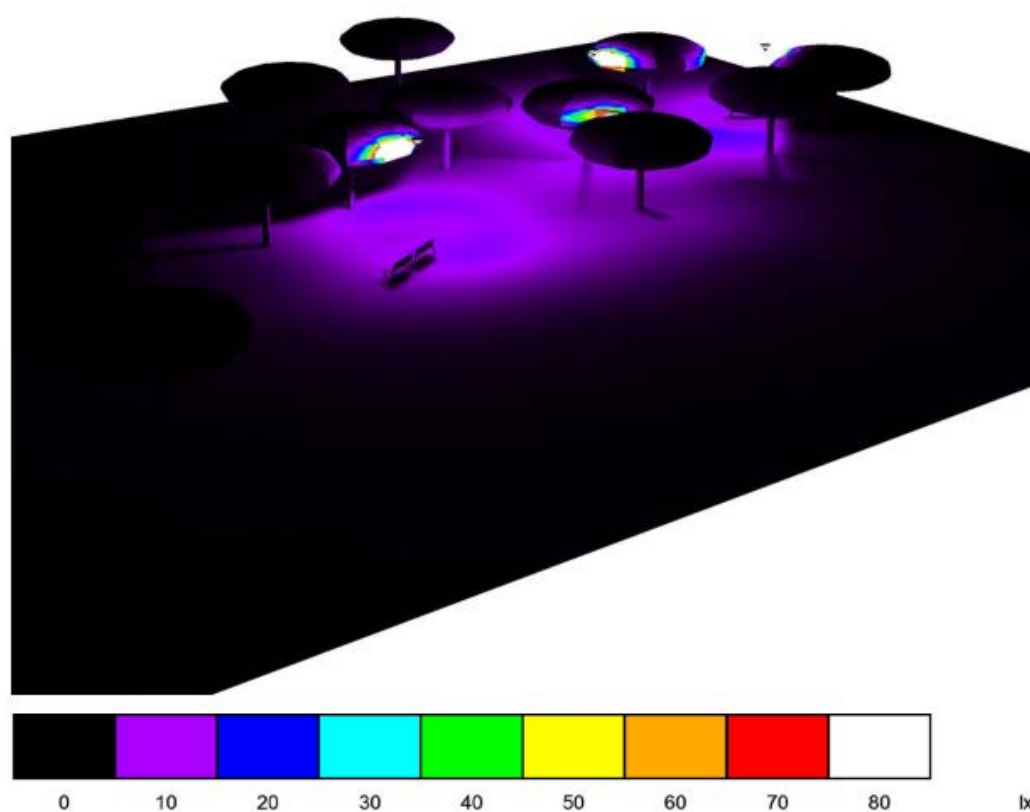


Figura 15 - Resultado Fotométrico

3 COMUNIDADE DE CARANGI

3.1 PARTIDO URBANÍSTICO

Esta comunidade tem sua estruturação espacial baseada em dois núcleos principais definidos por parcelamentos informais nas margens da Estrada das Pedreiras, distando aproximadamente 250 metros entre si. O primeiro tem como via principal a Rua da Sucupira/Rua Pedra Azul, com ruas paralelas e transversais compondo uma malha retangular. O segundo formado por duas vias paralelas, a Rua Tapuia e a Rua das Neves.

Em ambos a principal carência, ademais dos serviços básicos de saneamento (água, esgoto e drenagem) e pavimentação, é de espaços públicos para convivência e de equipamentos comunitários de saúde e educação.

Tais espaços e equipamentos são então propostos no entorno da estrada do Estrada das Pedreiras, reforçando a centralidade que se identifica nesse trecho. A proposta restringe qualquer nova ocupação habitacional no lado Oeste, área de contribuição da bacia para a represa do Ipitanga I, onde somente espaços e equipamentos públicos poderão ser implantados, a exemplo da Praça de esportes e lazer que se constituirá num dos denominados portais do proposto Parque do Ipitanga, conforme descrito no item 3.3 a seguir.

No vale existente entre os referidos núcleos principais, define-se uma área verde de preservação, em função do porte, da densidade e do estado de regeneração da vegetação existente; que inclusive seguirá assim contribuindo para a recarga da nascente, que a jusante pode suprir as necessidades de água da área de hortas comunitárias que aí poderão ser implantadas, conforme indicado em planta.

Entre as ocupações e a área verde, define-se a implantação de um caminho/trilha, que ademais de linha demarcatória de limites, funciona como suporte ao monitoramento/vigilância, via de acesso e deslocamentos, assim como opção de lazer para caminhadas. Neste caso serve também para o acesso às hortas.

Ademais do ordenamento espacial, a proposta busca conter o avanço da ocupação em direção às encostas, baixadas e áreas verdes, em especial as áreas de contribuição da bacia da Represa do Ipitanga I.

3.2 SISTEMA VIÁRIO

A proposta urbanística tem como diretriz principal qualificar vias internas à localidade, no sentido de favorecer o deslocamento a pé e de diminuir a velocidade dos automóveis, definir vias de uso compartilhado nas áreas mais internas da ocupação e abertura de praças/caminhos exclusivos de pedestres, articulados a espaços públicos, que liguem as ruas principais e diminuam percurso do caminhante.

Estrada das Pedreiras é a via de contato com o exterior, que, com pista de rolamento com 7,00 m de largura e baias de parada do transporte coletivo, deverá continuar contando com um tráfego de passagem mais intenso do que o desejável enquanto não forem implantadas as novas vias de ligação propostas no Plano. Nas margens desta localizam-se os principais espaços e equipamentos comunitários, que reforçam a centralidade dessa via.

Quanto ao viário interno, faz-se um disciplinamento com tráfego segregado, com entrada em mão-única pela Rua da Sucupira/Rua Pedra Azul e saídas pela 2ª travessa Pedra Azul e pela Rua do Pinho. Nas demais vias internas o tráfego será compartilhado, de modo a não comprometer o acesso por veículo, mas privilegiando o pedestre ao oferecer um maior espaço de convivência onde os fluxos de veículos devem ser baixos.

3.3 ESPAÇOS E EQUIPAMENTOS PÚBLICOS

A partir dos levantamentos e constatações em campo, associadas às demandas da comunidade, a proposta contempla a definição de áreas para implantação de equipamentos públicos que atendam à comunidade e ao entorno imediato, com previsão para os seguintes usos:

- c. Em áreas no interior e no lado da ocupação existente:
 - Praça de estar e convivência, na entrada da Rua da Sucupira/Rua Pedra Azul, vizinha às igrejas da Comunidade de Santo André e Pentecostal;
 - Espaço Público - Largo, na Rua do Pinho/Alameda Pedra Azul ao lado da área verde do vale e próximo à conexão para a Rua da Sucupira/Rua Pedra Azul;
 - Creche entre a Rua do Sândalo/1ª Travessa Pedra Azul e a Rua do Ipê/2ª travessa Pedra Azul, com frente para a Estrada das Pedreiras;
 - Praça e área de Pequeno Comércio e Serviços na entrada da Rua das Neves,
 - Pracinha na Rua da Paz ao lado da igreja Pentecostal “Vencendo pela Paz”.
 - Lotes nas quadras existentes, conforme quadro de áreas;
 - Horta Comunitária.
- d. Em áreas reservadas, a Oeste da Estrada das Pedreiras:
 - Escola de Ensino Médio;
 - Posto de Saúde;
 - Comércio e Serviços;
 - Equipamento Produtivo (Cooperativa de Serviços), na Estrada das Pedreiras, lado oposto à Travessa Oliveira, próximo à entrada da Fazenda Tapera.

3.4 QUADRO DE PARCELAMENTO

QUADRA	ÁREA TOTAL QUADRA (m2)	ÁREAS RESERVADAS/ PROTEÇÃO (m2)	ÁREAS VERDES E LAZER (m2)	LOTES NOVOS			LOTES EXISTENTES			TOTAL LOTES NOVOS (un)	TOTAL LOTES (un)
				OCUPAÇÃO CONVENCIONAL			ÁREAS TOTAL (m2)	Nº EDIF. EXISTENTES (un)	ÁREA MÉDIA (m2)		
				ÁREAS TOTAL (m2)	Nº LOTES (un)	ÁREA MÉDIA (m2) máx. 250m2					
1	5.623,26	0,00	0,00	580,59	3	193,53	5042,67	19	265,40	3	22
2	3.128,88	0,00	138,19	428,96	3	142,99	2561,73	13	197,06	3	16
3	4.136,96	0,00	0,00	767,97	5	153,59	3.368,99	8	421,12	5	13
4	3.864,75	0,00	1.274,00	484,75	3	161,58	2.106,00	9	234,00	3	12
5	9.091,87	4.172,89	0,00	707,85	4	176,96	4.211,13	17	247,71	4	21
6	3.956,49	0,00	0,00	1.140,70	7	162,96	2.815,79	11	255,98	7	18
7	3.418,89	0,00	0,00	144,62	1	144,62	3.274,27	13	251,87	1	14
8	3.691,71	133,77	965,28	798,13	5	159,63	1.794,54	7	256,36	5	12
9	6.692,72	0,00	1.306,65	2.404,83	14	171,77	2.981,25	12	248,44	14	26
10	2.036,42	0,00	0,00	510,45	3	170,15	1.525,98	6	254,33	3	9
11	1.312,96	0,00	0,00	353,58	2	176,79	959,38	4	239,85	2	6
12	747,01	0,00	0,00	446,12	3	148,71	300,89	2	150,44	3	5
	47.701,92	4.306,65	3.684,12	8.768,55	53		30.942,60	121		53	174

3.5 QUADRO DE ÁREAS

ITEM	ÁREA (m²)	%
ÁREA DA POLIGONAL	82.555,21	100,0%
ÁREA ALAGADA	0,00	0,0%
ÁREA LÍQUIDA	82.555,21	100,0%
ÁREA LÍQUIDA	82.555,21	100,0%
ÁREA PRIVATIVA LÍQUIDA (PARCELAMENTO)	39.844,91	48,3%
LOTES / DOMICÍLIOS NOVOS*	8.768,55	10,6%
LOTES / DOMICÍLIOS EXISTENTES**	30.942,60	37,5%
SÍTIOS / CHÁCARAS	0,00	0,0%
ÁREAS PROTEÇÃO TERREIROS	0,00	0,0%
ÁREA RESERVADA COMÉRCIO / SERVIÇO	133,77	0,2%
ÁREA PREFERENCIALMENTE PARA USO MISTO	0,00	0,0%
OUTROS USOS	0,00	0,0%
ÁREA PÚBLICA LÍQUIDA	42.710,30	51,7%
SISTEMA VIÁRIO	15.511,47	18,8%
RUAS / BAIAS / ESTACIONAMENTOS	5.930,48	7,2%
CICLOVIA	0,00	0,0%
PASSEIOS / CAMINHOS / ESCADAS / TRILHAS	9.580,99	11,6%
ÁREAS RESERVADAS	4.172,89	5,1%
EQUIPAMENTO EDUCACIONAL	4.172,89	5,1%
CENTRO COMUNITÁRIO	0,00	0,0%
EQUIPAMENTO LAZER / ESPORTE	0,00	0,0%
EQUIPAMENTO SAÚDE	0,00	0,0%
UNIDADE PRODUTIVA	0,00	0,0%
ÁREA VERDE	23.025,95	27,9%
CANTEIRO/ JARDIM	1.205,73	1,5%
ÁREAS DESTINADAS CULTIVO (HORTA / HORTA)	12.620,44	15,3%
ÁREA ENCOSTAS / ÁREA VERDE/ APP	9.199,78	11,1%

3.6 PROJETOS LUMINOTÉCNICOS PRAÇAS

3.6.1 Praça 01 – Classe P2

As **Figuras 16** e **17**, abaixo, apresentam o layout da praça. Na **Figura 16** mostramos a distribuição das luminárias. Na **Figura 17** a posição das árvores.

A **Figura 19** apresenta o resultado fotométrico obtido com a distribuição de luminárias apresentada na **Figura 1**.

O valor médio obtido para as áreas de circulação da praça ficou em torno de 10 lux, apropriado para uma praça classe P2, conforme NBR5101:2012.

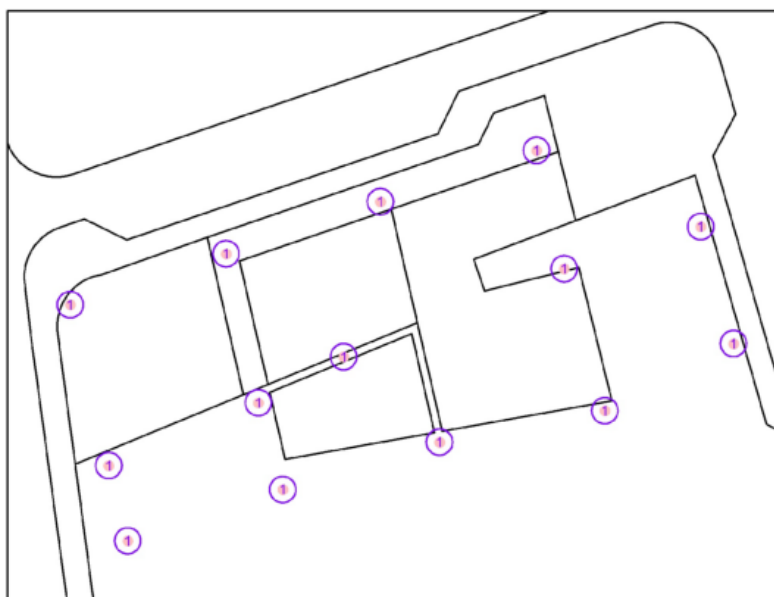


Figura 16 - Distribuição das Luminárias

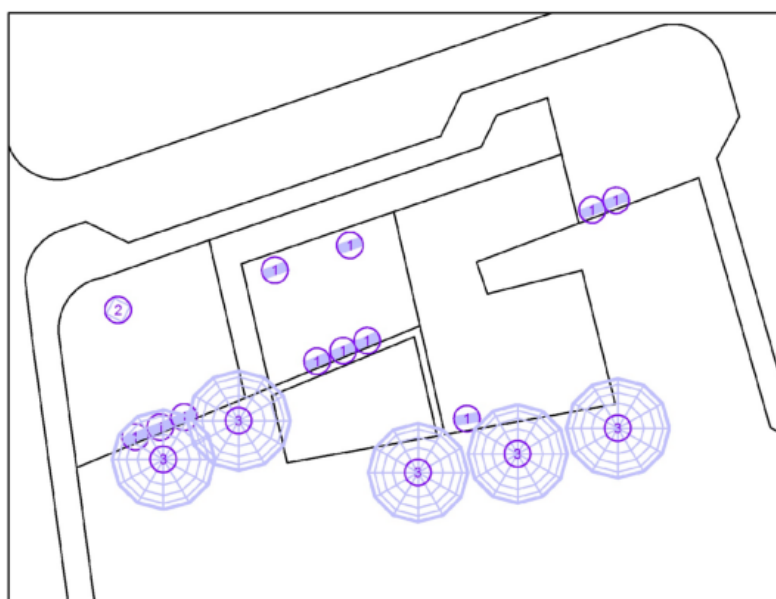


Figura 17 - Posição das Árvores (Conforme Projeto de Paisagismo)

LEGENDA:

1. Luminárias TIPO 01

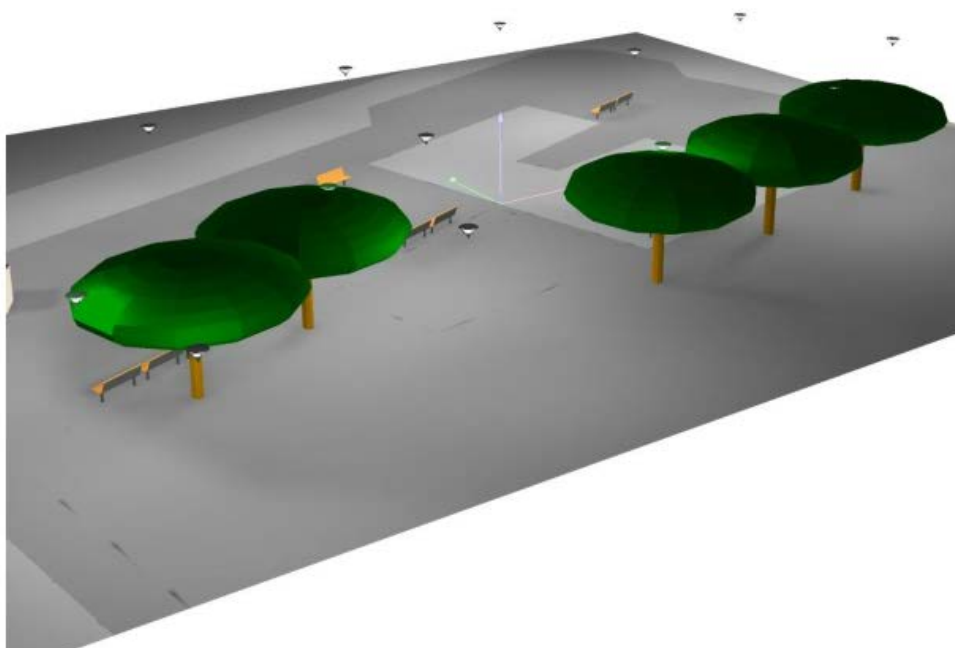


Figura 18 - Vista 3D

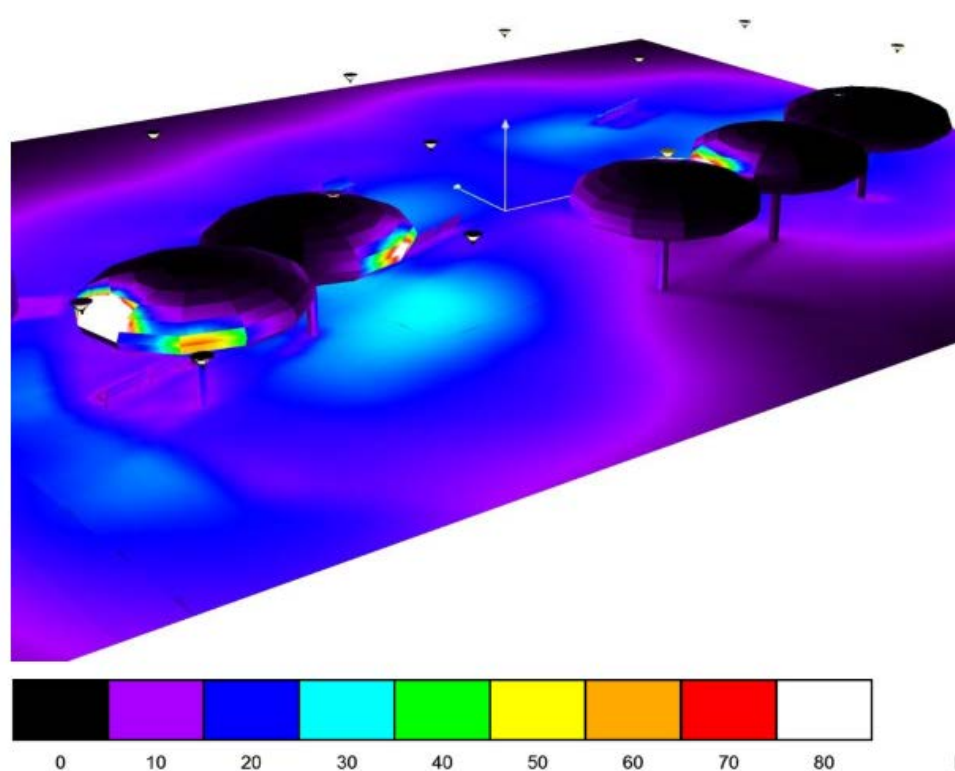


Figura 19 - Resultado Fotométrico

3.6.2 Praça 02 – Classe P2

As **Figuras 20 e 21**, abaixo, apresentam o layout da praça. Na **Figura 20** mostramos a distribuição das luminárias. Na **Figura 21** a posição das árvores.

A **Figura 23** apresenta o resultado fotométrico obtido com a distribuição de luminárias apresentada na **Figura 20**.

O valor médio obtido para as áreas de circulação da praça ficou em torno de 10 lux, apropriado para uma praça classe P2, conforme NBR5101:2012.

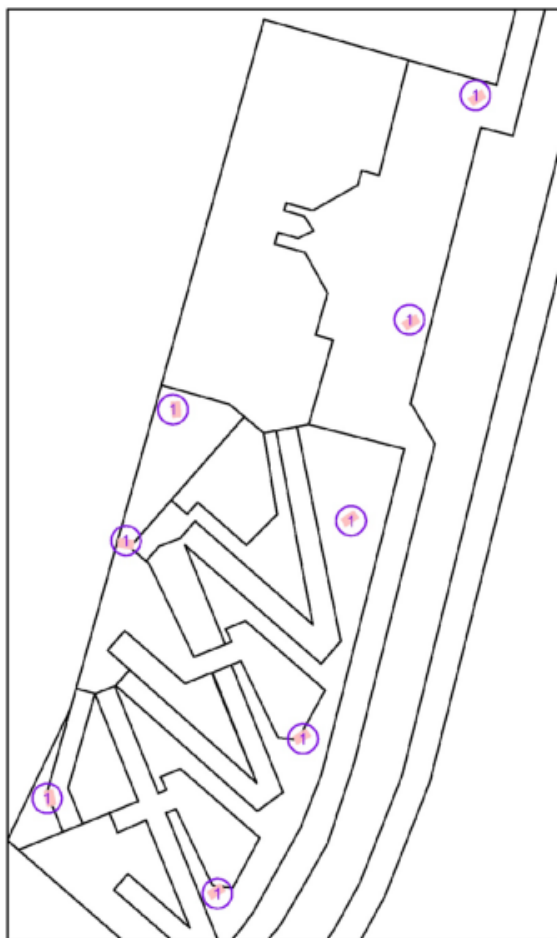


Figura 20 - Distribuição das Luminárias

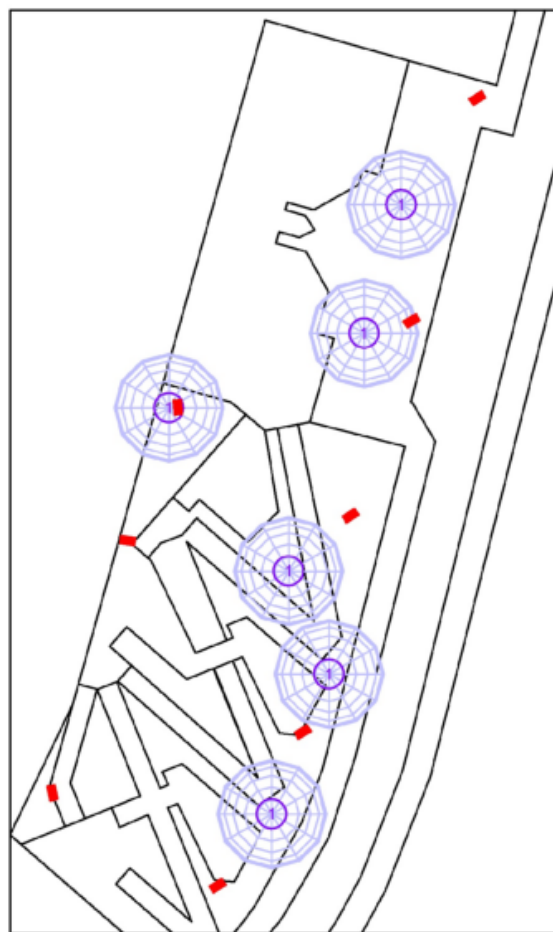


Figura 21 - Posição das Árvores (Conforme Projeto de Paisagismo)

OBS:

Os pontos vermelhos são as luminárias.

LEGENDA:

1. Luminárias TIPO 02

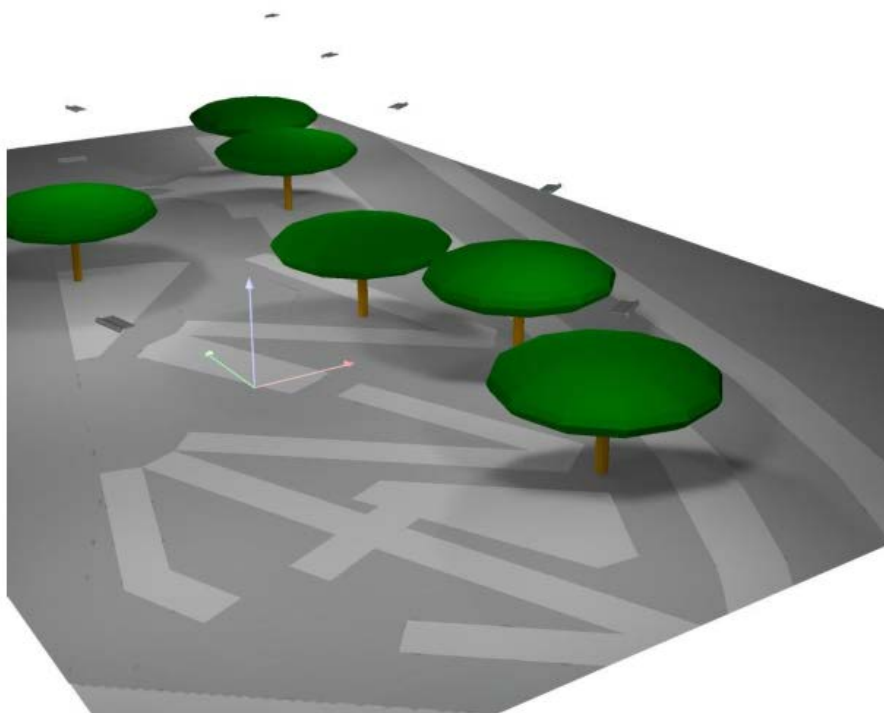


Figura 22 - Vista 3D

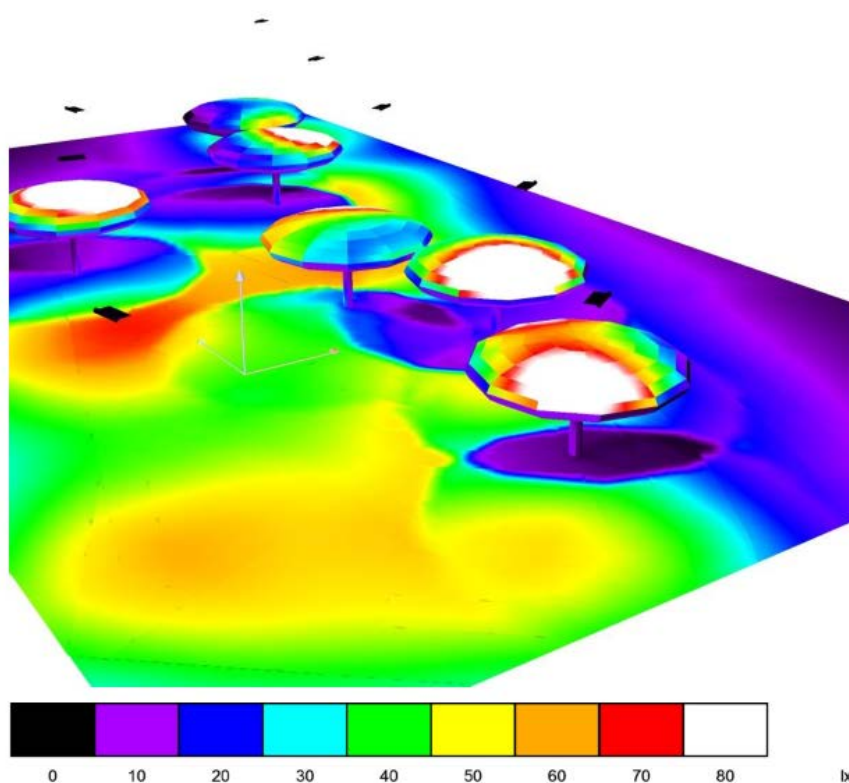


Figura 23 - Resultado Fotométrico

4 COMUNIDADE BIRIBEIRA

4.1 PARTIDO URBANÍSTICO

Esta comunidade tem sua estruturação espacial em dois núcleos básicos que distam aproximadamente 400 metros entre si, ao longo da estrada do Raposo. O primeiro, no início da Estrada do Raposo junto à CIA-Aeroporto, surge como uma ocupação informal para atividades de pequeno comércio e serviços, permeada com habitações implantadas às margens da estrada e um pequeno agrupamento nos limites da faixa de domínio da linha de transmissão da CHESF. O segundo núcleo, mais interno, com poucas unidades de comércio, serviços e instituições religiosas às margens da estrada e um loteamento informal no lado Norte, com ocupação mais adensada na cumeada e mais rarefeita nas encostas e fundo de vale, cujos limites são estabelecidos pela presença de sítios e chácaras.

Em ambos constata-se a falta de infraestruturas e serviços básicos de mobilidade e saneamento, ademais da falta de equipamentos e espaços públicos adequados para a convivência. Por isso a proposta define uma hierarquia de vias para sua adequada pavimentação e a espacialização dos espaços de convivência e áreas reservadas para a implantação dos equipamentos públicos. As áreas para implantação de creche e de pequeno comércio são definidas na zona mais interna da comunidade. As áreas para implantar os equipamentos que demandam espaços maiores são ordenadas no lado Sul da Estrada do Raposo, conforme descrito no item 3.3.

Ademais do ordenamento espacial, a proposta busca conter o avanço da ocupação em direção às encostas, áreas verdes e faixas de domínio da CHESF e da Rodovia CIA-Aeroporto.

4.2 SISTEMA VIÁRIO

A proposta urbanística tem como diretriz principal qualificar vias internas à localidade, no sentido de favorecer o deslocamento a pé e de diminuir a velocidade dos automóveis, definir vias de uso compartilhado nas áreas mais internas da ocupação e abertura de praças/caminhos exclusivos de pedestres, articulados a espaços públicos, que liguem as ruas principais e diminuam percurso do caminhante.

A Estrada do Raposo continuará sendo o principal eixo de articulação da Comunidade da Biribeira, desde o núcleo formado na entrada, na margem da CIA-Aeroporto, até o núcleo do entorno da Igreja Batista “Vida e Esperança”, passando pelo núcleo mais povoado que é acessado pela Rua Aliança.

O tráfego de passagem continuará sendo intenso enquanto não forem implantados as novas vias propostas no Plano, por isso ao longo da margem Sul da Estrada do Raposo faz-se a reserva de uma faixa de 10,00 m de largura mínima, para garantir a implantação de baias de parada do transporte coletivo, assim como a articulação dos acessos aos diversos espaços e equipamentos que nesse lado deverão ser implantados, conforme a proposta de intervenção.

Na Rua Aliança o tráfego é mantido segregado, com passeios separados da faixa de rolamento de veículos por meio-fio; diminuindo-se os conflitos com o disciplinamento dos fluxos, com definição de trechos de mão-dupla e trechos de mão-única.

Nas demais vias internas propõe-se que sejam compartilhadas, com tráfego em mão-única, conforme plantas do projeto; que sem comprometer o acesso por veículo, privilegia o pedestre, oferecendo um maior espaço de convivência onde os fluxos de veículos devem ser baixos.

Nas áreas de encosta, com declividades superiores a 15%, propõe-se a implantação de escadarias com patamares de descanso e faixa de 60 cm em rampa, que permita a movimentação de carrinhos de compras, bicicletas e pequenas cargas.

4.3 ESPAÇOS E EQUIPAMENTOS PÚBLICOS

A partir dos levantamentos e constatação de campo, associadas às demandas da comunidade, a proposta contempla a definição de áreas para implantação de equipamentos públicos que atendam à comunidade e ao entorno imediato, com previsão para os seguintes usos:

- a. Em áreas no interior da ocupação existente
 - Praças e espaços de estar e convivência,
 - Campinho e Parque infantil,
 - Praça da Saúde,
 - Creche,
 - Centro Comunitário,
 - Lotes nas quadras existentes, conforme quadro de áreas.
- b. Em áreas reservadas, ao Sul da Estrada do Raposo
 - Campo de Futebol e Equipamentos de Ginástica,
 - Escola de Ensino Fundamental,
 - Comércio e Serviços em área de uso misto, com possibilidade de implantar habitação a partir do 1º pavimento;

4.4 QUADRO DE PARCELAMENTO

QUADRA	ÁREA TOTAL QUADRA (m²)	ÁREAS RESERVADAS/ PROTEÇÃO (m²)	ÁREAS VERDES E LAZER (m²)	LOTES NOVOS			LOTES EXISTENTES			TOTAL LOTES NOVOS (un)	TOTAL LOTES (un)
				OCUPAÇÃO CONVENCIONAL			ÁREAS TOTAL (m²)	Nº EDIF. EXISTENTES (un)	ÁREA MÉDIA (m²)		
				ÁREAS TOTAL (m²)	Nº LOTES (un)	ÁREA MÉDIA (m²) máx. 250m²					
1	5.364,17	1.293,13	0,00	949,12	6	158,19	3121,92	17	183,64	6	23
2	3.726,72	0,00	0,00	929,15	6	154,86	2797,57	11	254,32	6	17
3	2.468,68	0,00	0,00	0,00	0	0,00	2468,68	9	274,30	0	9
4	3.149,86	0,00	0,00	974,68	6	162,45	2.175,17	15	145,01	6	21
5	2.278,79	488,88	0,00	0,00	0	0,00	1.789,91	15	119,33	0	15
6	3.366,84	0,00	0,00	1.310,16	8	163,77	2.056,68	11	186,97	8	19
7	3.187,17	0,00	511,46	2.306,12	16	144,13	369,58	3	123,19	16	19
8	3.827,74	312,95	1.855,65	892,92	6	148,82	766,22	3	255,41	6	9
9	2.098,36	0,00	0,00	0,00	0	0,00	2.098,36	7	299,77	0	7
10	2.192,89	0,00	0,00	0,00	0	0,00	2.192,89	12	182,74	0	12
11	2.254,05	0,00	116,92	545,46	3	181,82	1.591,67	10	159,17	3	13
	33.915,24	2.094,96	2.484,03	7.907,61	51		21.428,63	113		51	164

*Os novos lotes da quadra 11 são preferencialmente para uso misto (habitação e comércio/serviços) no primeiro pavimento, com possibilidade de unificação de dois lotes vizinhos.

4.5 QUADRO DE ÁREAS

ITEM	ÁREA (m ²)	%
ÁREA DA POLIGONAL	92.099,30	100,0%
ÁREA ALAGADA	0,00	0,0%
ÁREA LÍQUIDA	92.099,30	100,0%
ÁREA LÍQUIDA	92.099,30	100,0%
ÁREA PRIVATIVA LÍQUIDA (PARCELAMENTO)	44.303,41	48,1%
LOTES / DOMICÍLIOS NOVOS*	7.907,61	8,6%
LOTES / DOMICÍLIOS EXISTENTES**	16.982,97	18,4%
SÍTIOS / CHÁCARAS	13.361,20	14,5%
ÁREAS PROTEÇÃO TERREIROS	1.293,01	1,4%
ÁREA RESERVADA COMÉRCIO / SERVIÇO	312,96	0,3%
ÁREA PREFERENCIALMENTE PARA USO MISTO	4.445,66	4,8%
OUTROS USOS	0,00	0,0%
ÁREA PÚBLICA LÍQUIDA	47.795,89	51,9%
SISTEMA VIÁRIO	16.671,40	18,1%
RUAS / BAIAS / ESTACIONAMENTOS	9.225,38	10,0%
CICLOVIA	0,00	0,0%
PASSEIOS / CAMINHOS / ESCADAS / TRILHAS	7.446,02	8,1%
ÁREAS RESERVADAS	3.211,35	3,5%
EQUIPAMENTO EDUCACIONAL	1.678,62	1,8%
CENTRO COMUNITÁRIO	832,61	0,9%
EQUIPAMENTO LAZER / ESPORTE	700,12	0,8%
EQUIPAMENTO SAÚDE	0,00	0,0%
UNIDADE PRODUTIVA	0,00	0,0%
ÁREA VERDE	27.913,14	30,3%
CANTEIRO/ JARDIM	1.378,30	1,5%
ÁREAS DESTINADAS CULTIVO (HORTA / HORTA)	4.098,39	4,4%
ÁREA ENCOSTAS / ÁREA VERDE/ APP	22.436,45	24,4%

4.6 PROJETOS LUMINOTÉCNICOS PRAÇAS

4.6.1 Praça 01 – Classe P2

As **Figuras 24** e **25**, abaixo, apresentam o layout da praça. Na **Figura 24** mostramos a distribuição das luminárias. Na **Figura 25** a posição das árvores.

A **Figura 27** apresenta o resultado fotométrico obtido com a distribuição de luminárias apresentada na **Figura 24**.

O valor médio obtido para as áreas de circulação da praça ficou em torno de 10 lux, apropriado para uma praça classe P2, conforme NBR5101:2012.


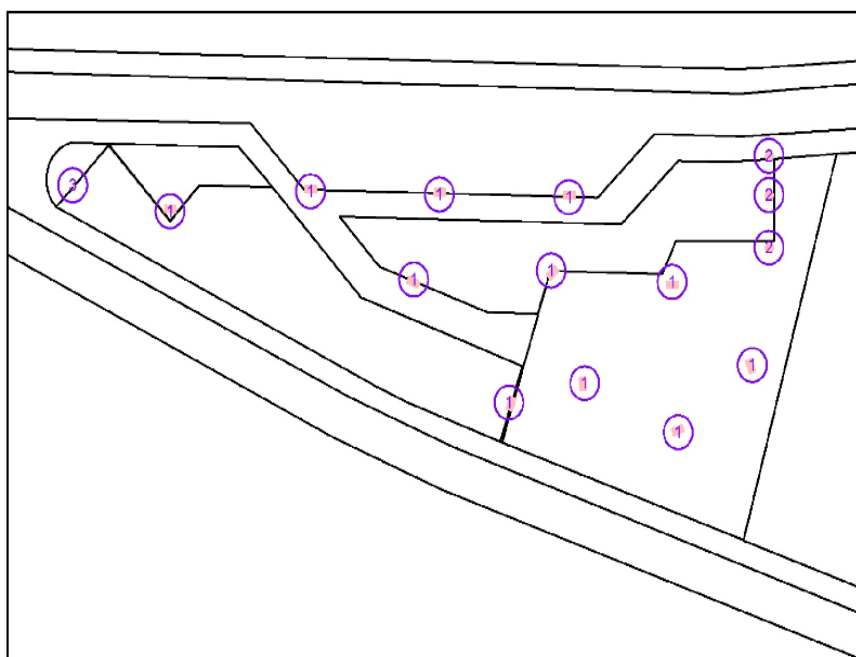


Figura 24 - Distribuição das Luminárias

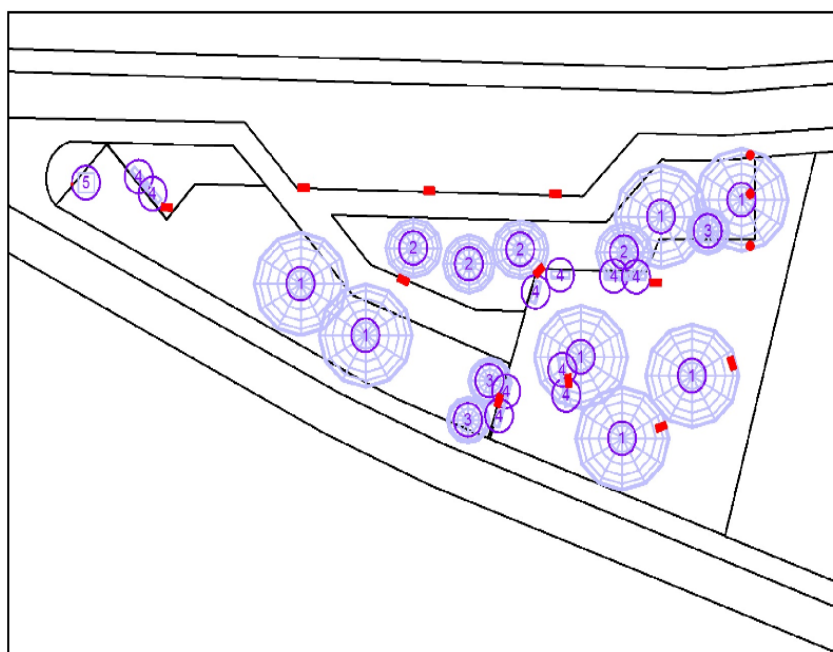

OBS:

Os pontos vermelhos são as luminárias.

LEGENDA:

1. Luminárias TIPO 01
2. Luminárias TIPO 02
3. Luminárias TIPO 04

Figura 25 - Posição das Árvores (Conforme Projeto de Paisagismo)

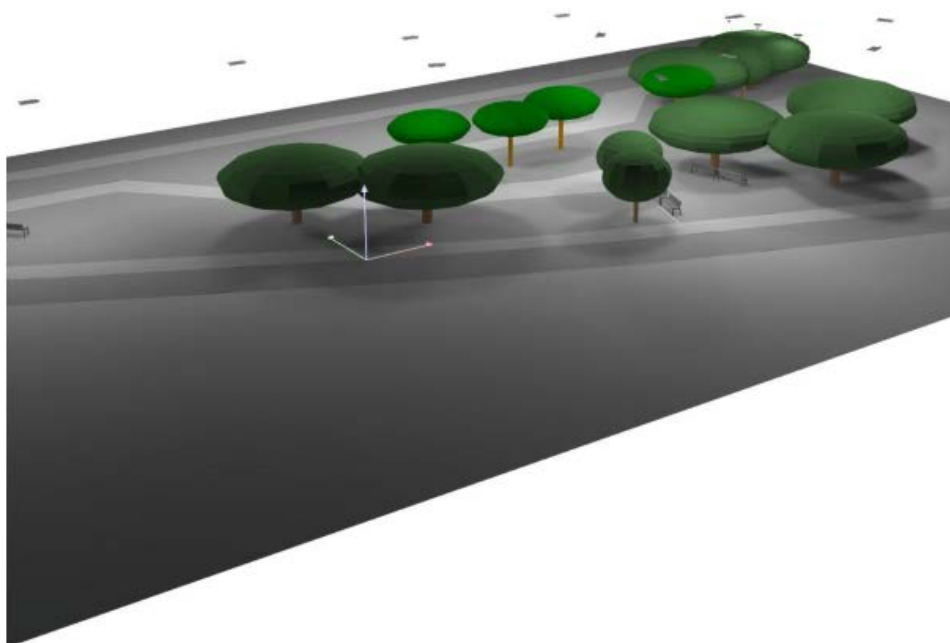


Figura 26 - Vista 3D

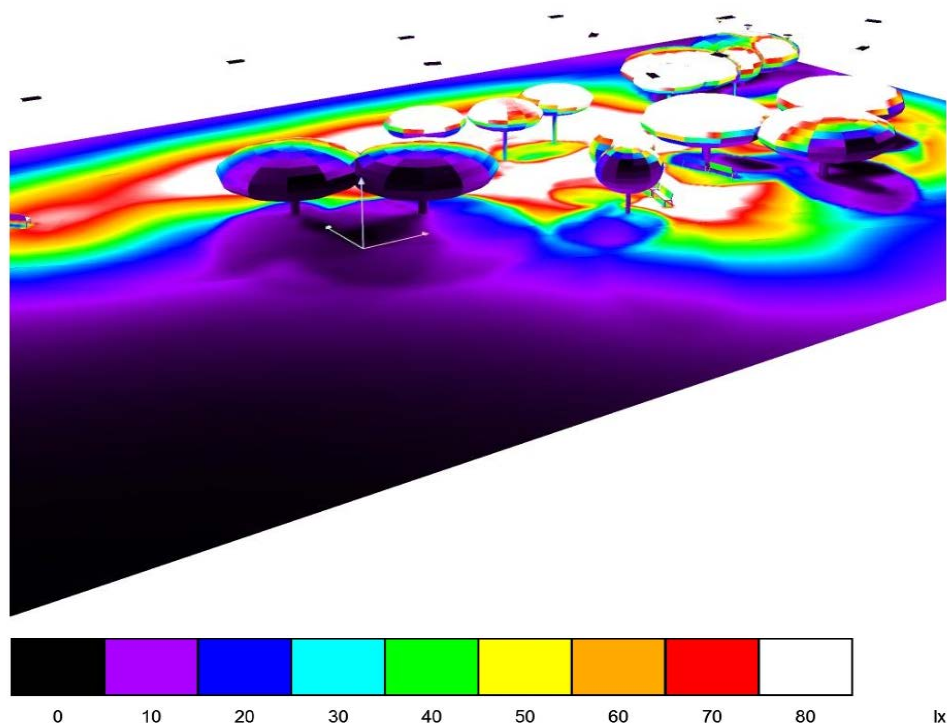


Figura 27 - Resultado Fotométrico

4.6.2 Praça 02 – Classe P2

As **Figuras 28 e 29**, abaixo, apresentam o layout da praça. Na **Figura 28** mostramos a distribuição das luminárias. Na **Figura 29** a posição das árvores.

A **Figura 31** apresenta o resultado fotométrico obtido com a distribuição de luminárias apresentada na **Figura 28**.

O valor médio obtido para as áreas de circulação da praça ficou em torno de 10 lux, apropriado para uma praça classe P2, conforme NBR5101:2012.

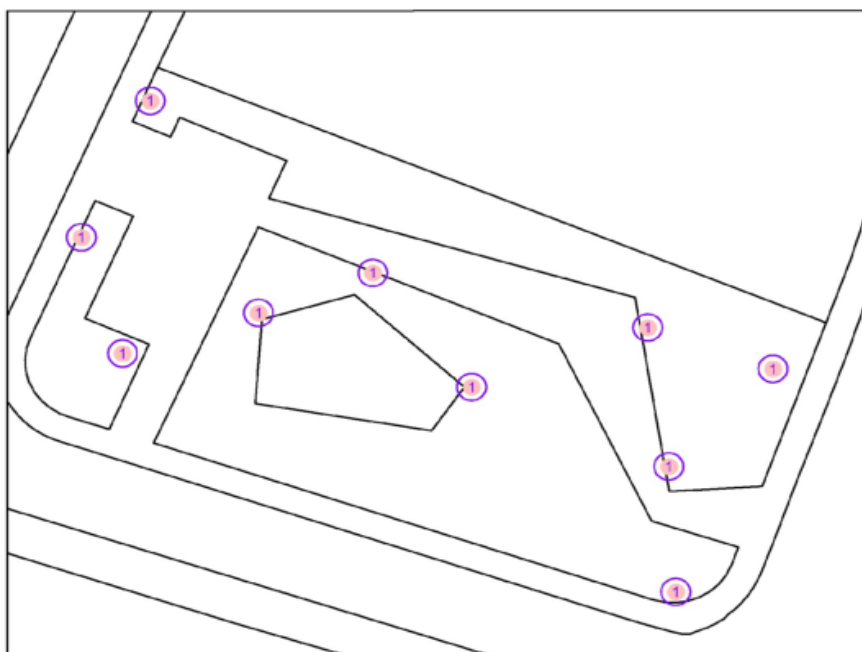


Figura 28 - Distribuição das Luminárias



OBS:

Os pontos vermelhos são as luminárias.

LEGENDA:

1. Luminárias TIPO 01

Figura 29 - Posição das Árvores (Conforme Projeto de Paisagismo)

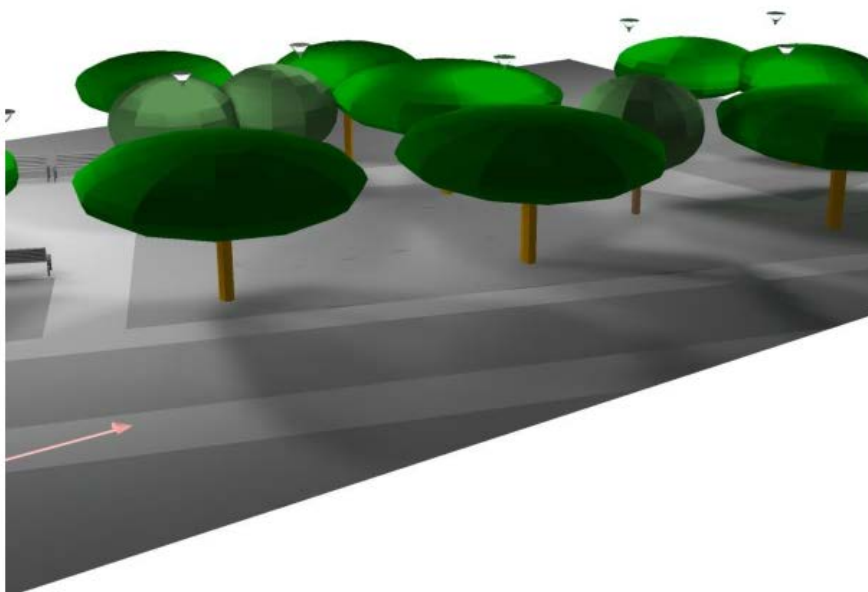


Figura 30 - Vista 3D

 
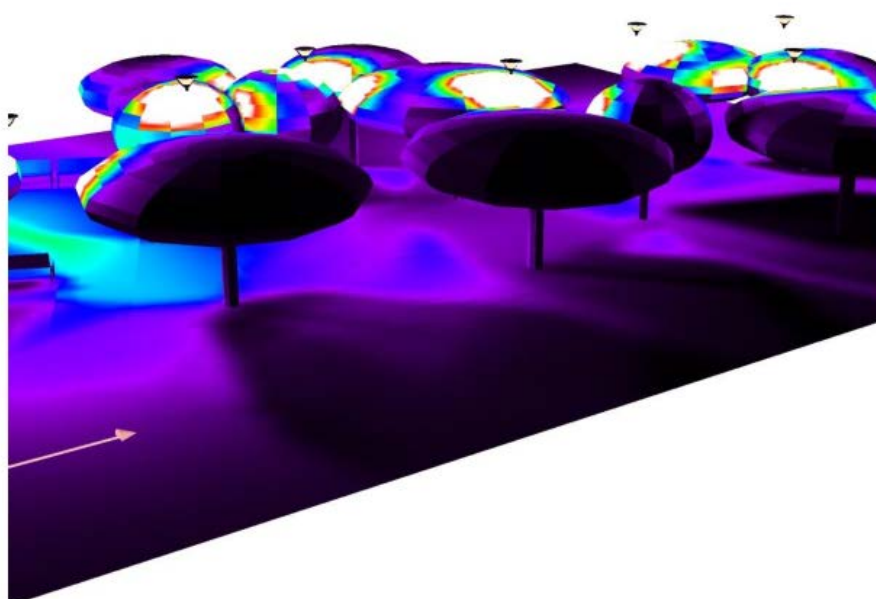


Figura 31 - Resultado Fotométrico

4.6.3 Praça 03 – Classe P2

A **Figura 32** abaixo, apresentam o layout da praça e a distribuição das luminárias.

O valor médio obtido para as áreas de circulação da praça ficou em torno de 10 lux, apropriado para uma praça classe P2, conforme NBR5101:2012.

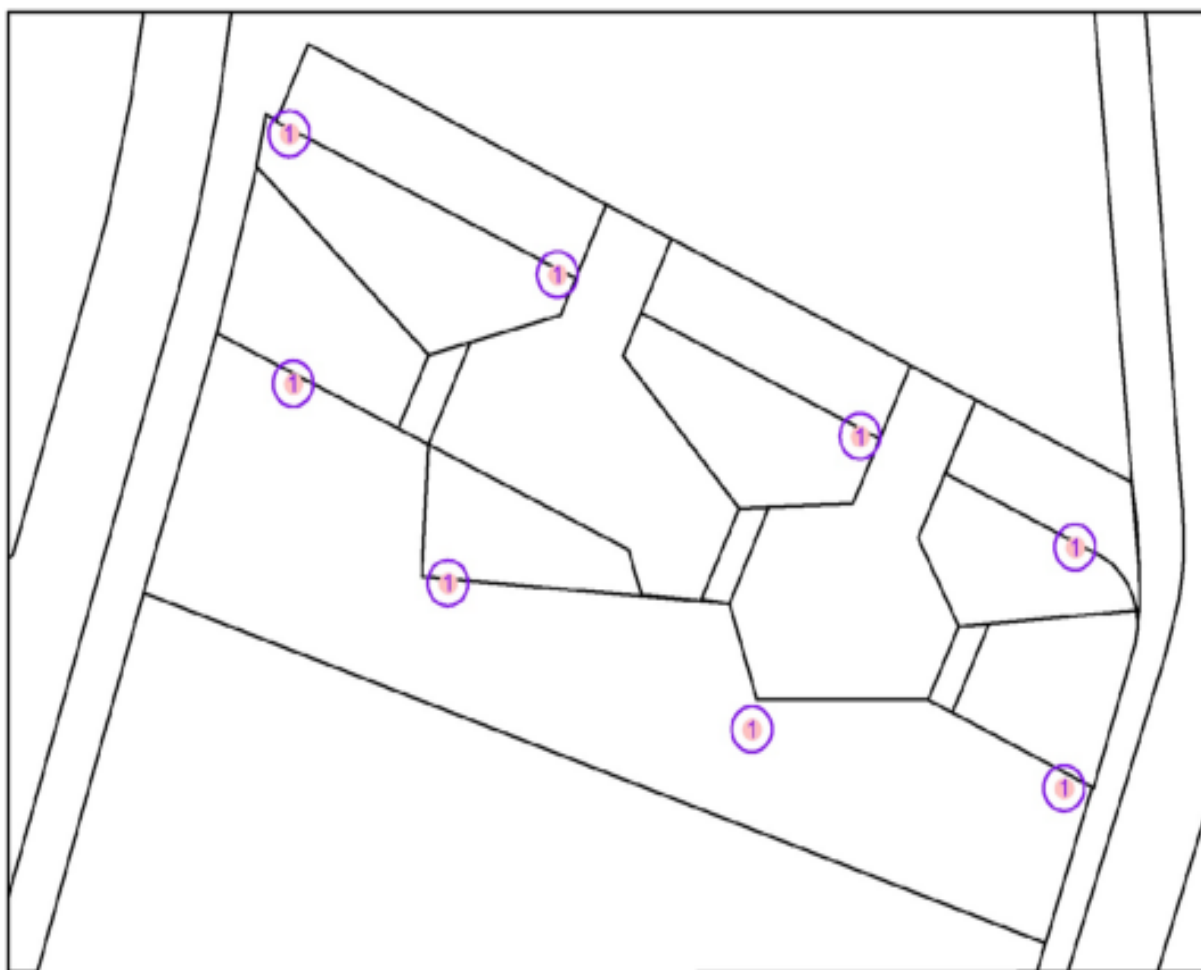


Figura 32 - Distribuição das Luminárias

LEGENDA:


1. Luminárias TIPO 01

ANEXO – PEÇAS GRÁFICAS

- LISTA DE DESENHOS


TEMA	NOME ARQUIVO	CONTEÚDO	NÚMERO
URBANÍSTICO			
1	PLANTA GERAL/ LOCALIZAÇÃO		
	1301-VIP_E4_URB_PLANTA_GERAL	PLANTA GERAL	01/01
2	ZONEAMENTO (SITUAÇÃO)		
	1301-VIP_E4_URB_ZON.LOCALIDADE	TRECHO 01	01/03
	1301-VIP_E4_URB_ZON.LOCALIDADE	TRECHO 02	02/03
	1301-VIP_E4_URB_ZON.LOCALIDADE	TRECHO 03	03/03
3	DETALHAMENTOS		
	CAMINHOS E PAVIMENTAÇÃO PEDESTRES I	DETALHAMENTO CAMINHOS E PAVIMENTAÇÃO PEDESTRES	01/06
	PERGOLADOS E PARACICLOS I	DETALHAMENTO PERGOLADO	02/06
	EQUIPAMENTOS DE GINASTICA I	DETALHAMENTO EQUIPAMENTO DE GINASTICA	03/06
	QUADRA POLIESPORTIVA E ARQUIBANCADA I	DETALHAMENTO QUADRA POLIESPORTIVA	04/06
	FECHAMENTO ÁREA INFANTIL	TRAVESSIA DE PEDESTRE,RAMPA PNE E ESTACIONAMENTO	05/06
	BRINQUEDOS PARQUE INFANTIL I	DETALHAMENTO BRIQUEDOS PARQUEINFANTIL	06/06
4	POR DO SOL		
	1301-VIP_E4_URB_PARTIDO	PLANTA GERAL TRECHO 01	01/07
	1301-VIP_E4_URB_DEMOLIÇÕES	DEMOLIÇÕES	02/07
	1301-VIP_E4_URB_PLANTA TECNICA	PLANTA TRECHO 01	03/07
	1301-VIP_E4_URB_PRAÇAS (REV IT)	PRAÇA 01	04/07
	1301-VIP E4 URB PRAÇAS (REV IT)	PRAÇA 02	05/07
	1301-VIP E4 URB PRAÇAS (REV IT)	PRAÇA 03	06/07
	1301-VIP E4 URB PRAÇAS (REV IT)	PRAÇA 04	07/07
5	BIRIBEIRA		
	1301-VIP_E4_URB_PARTIDO	PLANTA GERAL	01/06
	1301-VIP_E4_URB_DEMOLIÇÕES	DEMOLIÇÕES	02/06
	1301-VIP_E4_URB_PLANTA TECNICA	DETALHES CAMINHOS/ESCADAS	03/06
	1301-VIP_E4_URB_PRAÇAS (REV IT)	PRAÇA 01	04/06
	1301-VIP E4_URB PRAÇAS (REV IT)	PRAÇA 02	05/06
	1301-VIP E4 URB PRAÇAS (REV IT)	PRAÇA 03	06/06
6	CARANGI		
	1301-VIP_E4_URB_PARTIDO	PLANTA GERAL	01/05
	1301-VIP E4 URB DEMOLIÇÕES	DEMOLIÇÕES	02/05
	1301-VIP E4 URB PLANTA TÉCNICA	PLANTA TÉCNICA	03/05
	1301-VIP_E4_URB_PRAÇAS (REV IT)	PRAÇA 01	04/05
	1301-VIP_E4_URB_PRAÇAS (REV IT)	PRAÇA 02	05/05
ILUMINAÇÃO			
1	POR DO SOL		
	1301-VIP-E4_ILM_PorSolPç1-R0_1-01	PLANTA BAIXA, DIAGRAMAS E QUADRO DE CARGAS PRAÇA 1	01/08
	1301-VIP-E4_ILM_PorSolPç1-R0_1-02	SEÇÕES E DETALHES LUMINÁRIAS PRAÇA 1	02/08
	1301-VIP-E4_ILM_PorSolPç2-R0_1-03	PLANTA BAIXA, DIAGRAMAS E QUADRO DE CARGAS PRAÇA 2	03/08
	1301-VIP-E4_ILM_PorSolPç2-R0_1-04	SEÇÕES E DETALHES LUMINÁRIAS PRAÇA 2	04/08
	1301-VIP-E4_ILM_PorSolPç3-R0_1-05	PLANTA BAIXA, DIAGRAMAS E QUADRO DE CARGAS PRAÇA 3	05/08
	1301-VIP-E4_ILM_PorSolPç3-R0_1-06	SEÇÕES E DETALHES LUMINÁRIAS PRAÇA 3	06/08
	1301-VIP-E4_ILM_PorSolPç4-R0_1-07	PLANTA BAIXA, DIAGRAMAS E QUADRO DE CARGAS PRAÇA 4	07/08
	1301-VIP-E4_ILM_PorSolPç4-R0_1-08	SEÇÕES E DETALHES LUMINÁRIAS PRAÇA 4	08/08
2	BIRIBEIRA		
	1301-VIP-E4_ILM_BiribeiraPç1-R0_2-01	PLANTA BAIXA, DIAGRAMAS E QUADRO DE CARGAS PRAÇA 1	01/06
	1301-VIP-E4_ILM_BiribeiraPç1-R0_2-02	SEÇÕES E DETALHES LUMINÁRIAS PRAÇA 1	02/06
	1301-VIP-E4_ILM_BiribeiraPç2-R0_2-03	PLANTA BAIXA, DIAGRAMAS E QUADRO DE CARGAS PRAÇA 2	03/06
	1301-VIP-E4_ILM_BiribeiraPç2-R0_2-04	SEÇÕES E DETALHES LUMINÁRIAS PRAÇA 2	04/06
	1301-VIP-E4_ILM_BiribeiraPç3-R0_2-05	PLANTA BAIXA, DIAGRAMAS E QUADRO DE CARGAS PRAÇA 3	05/06

TEMA	NOME ARQUIVO	CONTEÚDO	NÚMERO
	1301-VIP-E4_ILM_BiribeiraPç3-R0_2-06	SEÇÕES E DETALHES LUMINÁRIAS PRAÇA 3	06/06
3	CARANGI		
	1301-VIP-E4_ILM_CarangiPç1-R0_3-01	PLANTA BAIXA, DIAGRAMAS E QUADRO DE CARGAS PRAÇA 1	01/04
	1301-VIP-E4_ILM_CarangiPç1-R0_3-02	SEÇÕES E DETALHES LUMINÁRIAS PRAÇA 1	02/04
	1301-VIP-E4_ILM_CarangiPç2-R0_3-03	PLANTA BAIXA, DIAGRAMAS E QUADRO DE CARGAS PRAÇA 2	03/04
	1301-VIP-E4_ILM_CarangiPç2-R0_3-04	SEÇÕES E DETALHES LUMINÁRIAS PRAÇA 2	03/04

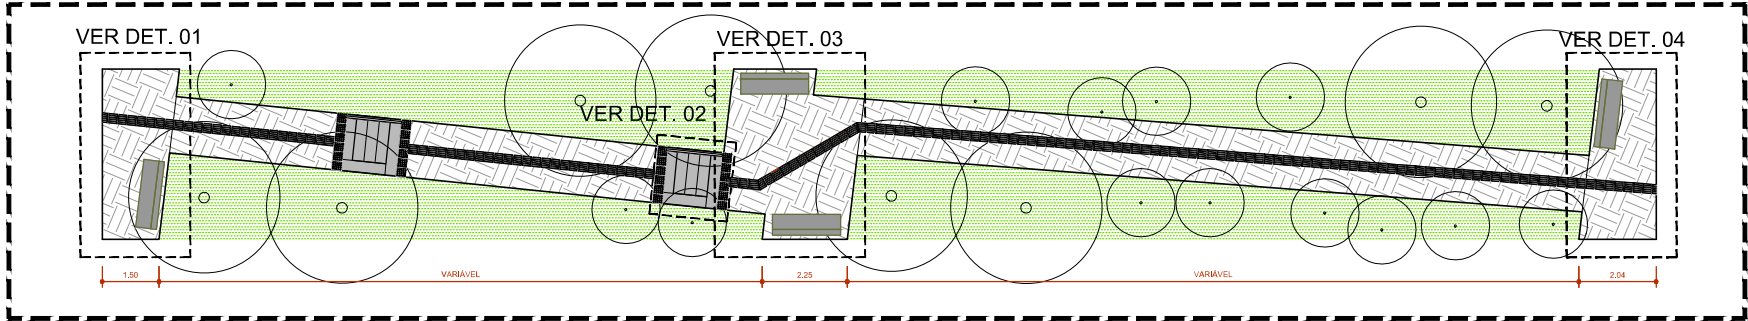


CAMINHO TIPO
ESCALA 1:200



DETALHE 01: CAMINHO
ESCALA 1:50

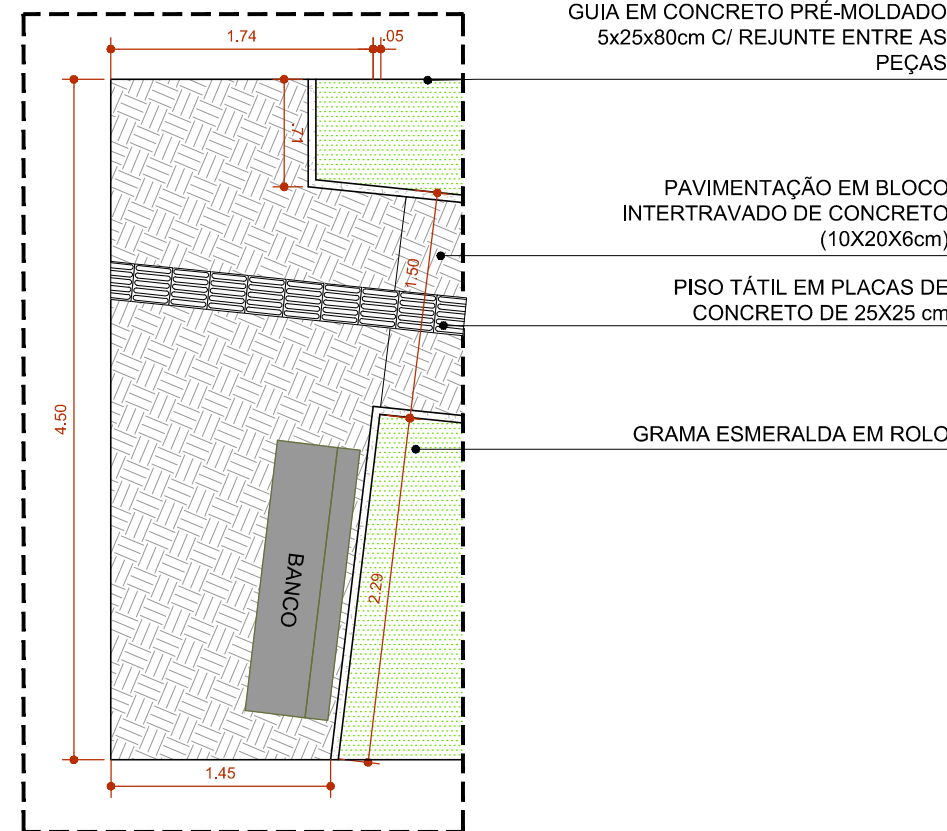

DETALHE 03: CAMINHO
ESCALA 1:50

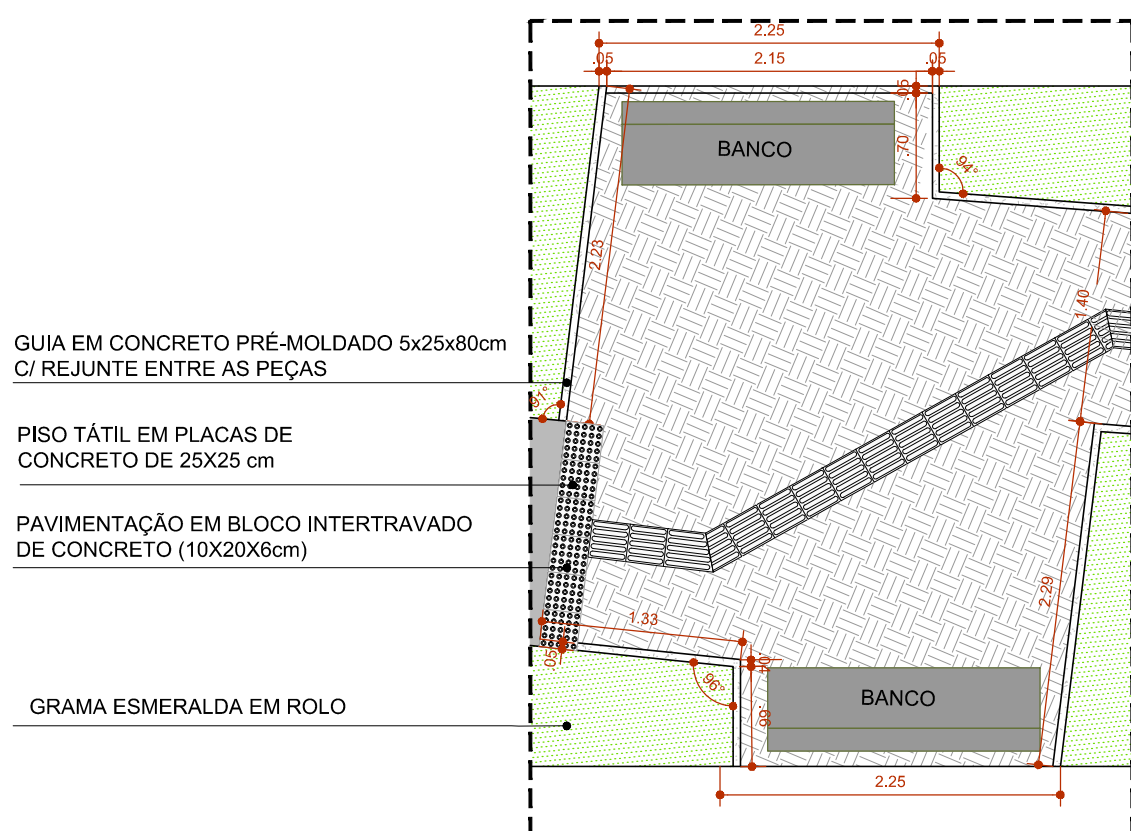

DETALHE 04: CAMINHO
ESCALA 1:50

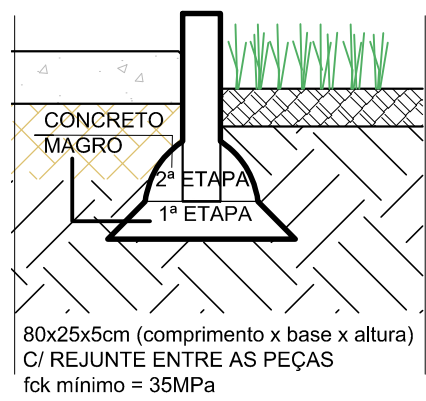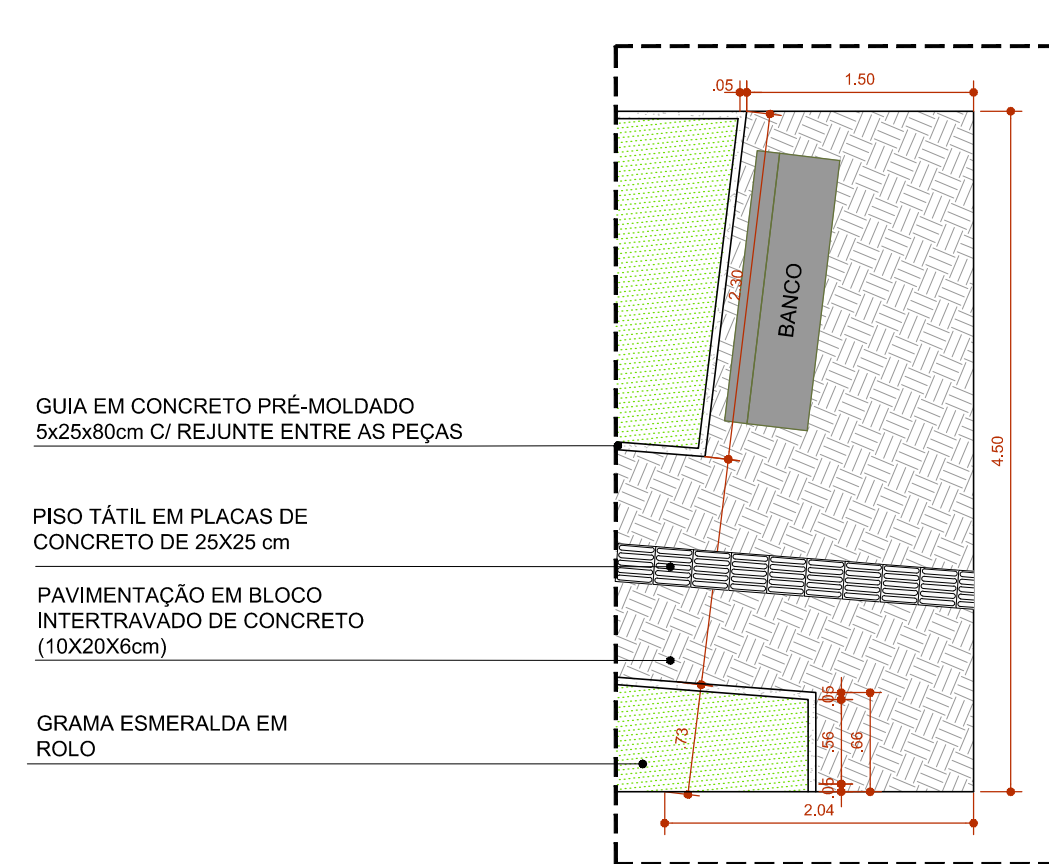

DETALHE 01: GUIA EM
CONCRETO PRÉ-MOLDADO
ESCALA 1:25


SEÇÃO TIPO - PISO TÁTIL EM INTERTRAVADO
ESCALA 1:25

BLOCOS INTERTRAVADOS DE CONCRETO, 35 MPa, E=8CM PARA TRÁFEGO MÉDIO (NBR 9781), DIVERSAS CORES COM JUNTA PREENCHIDA COM GRAVILHÃO FINO DE 1/16" A 1/12"


CAMADA PERMEÁVEL, 2CM, BRITA GRADUADA 1/8" A 1/2" (3,2MM A 12,7MM) COMPACTADA À PLACA VIBRATÓRIA.

CAMADA POROSA, 17CM, DE BRITA GRADUADA 1/4" A 3/4" (6,3 A 19MM) COMPACTADA À PLACA VIBRATÓRIA


14cm DE SUB BASE ARENOSO CBR>20, COMPACTADO À PLACA VIBRATÓRIA A 100% DO P.S.

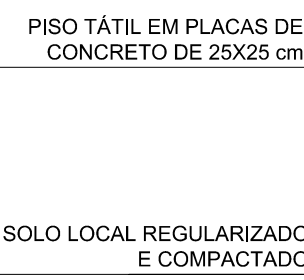


DETALHE 02: ESCADA - PLANTA-BAIXA
ESCALA 1:25

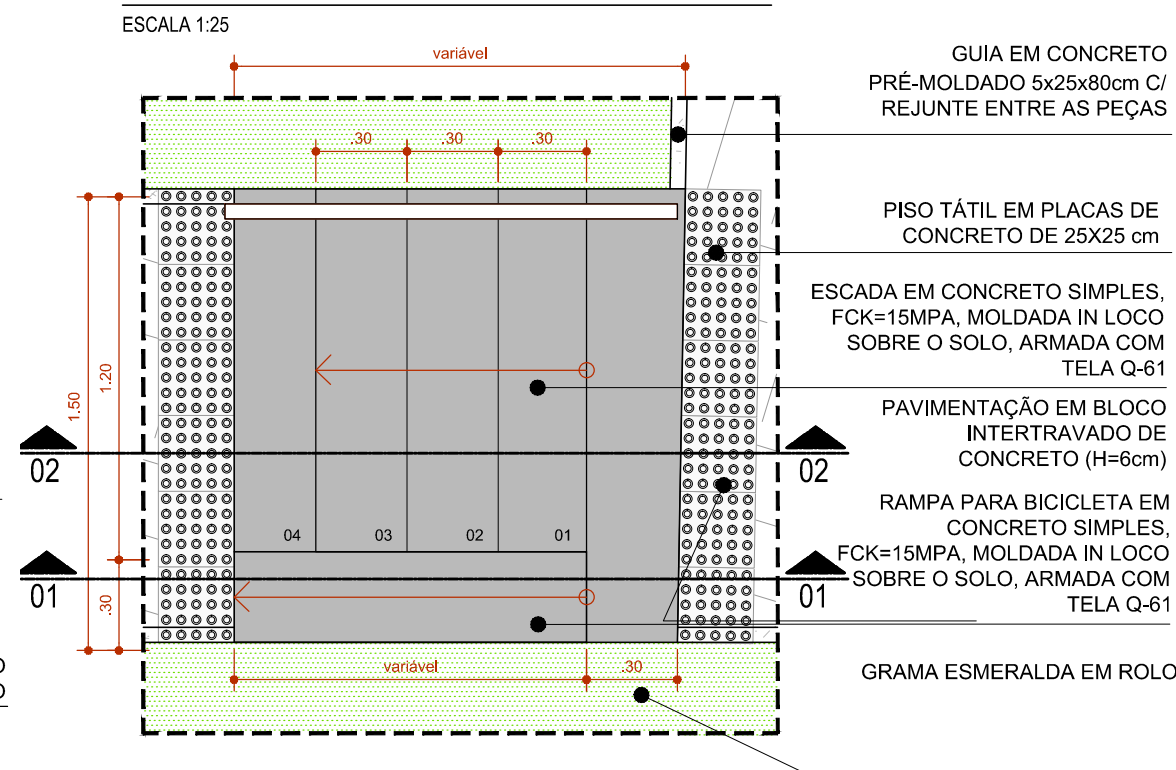


DETALHE 02: ESCADA - SEÇÃO 01
ESCALA 1:25

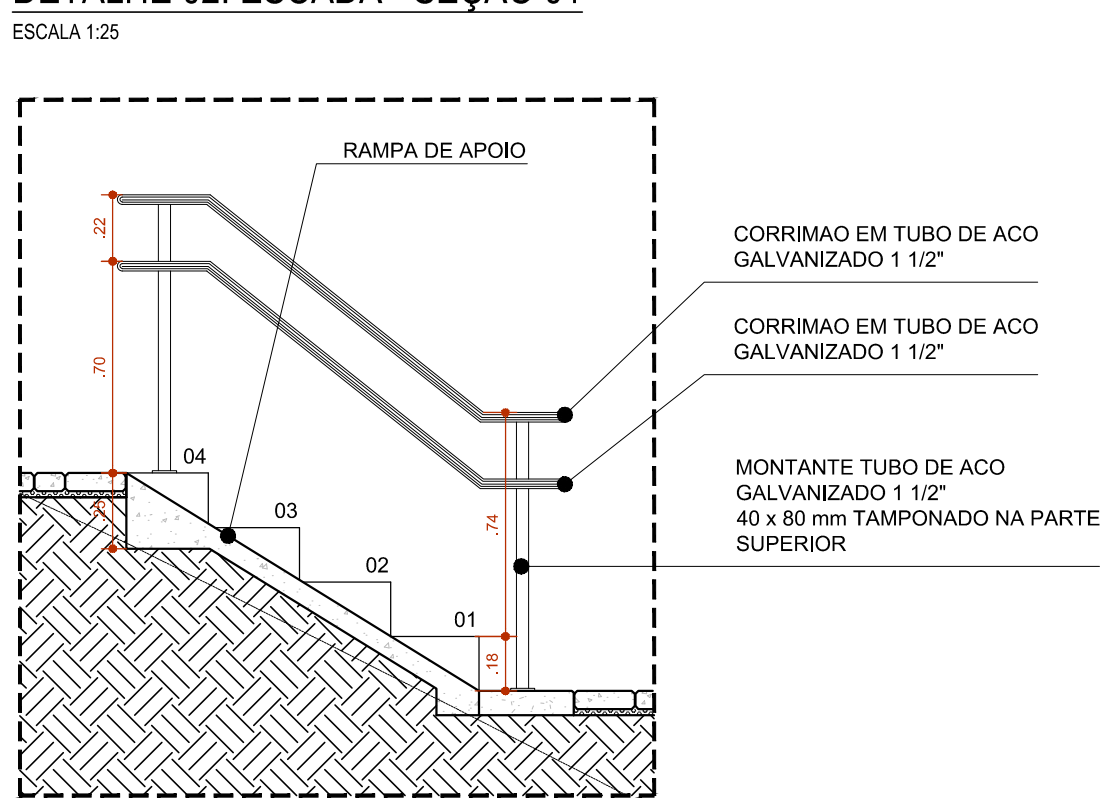

DETALHE 02: ESCADA - SEÇÃO 02
ESCALA 1:25



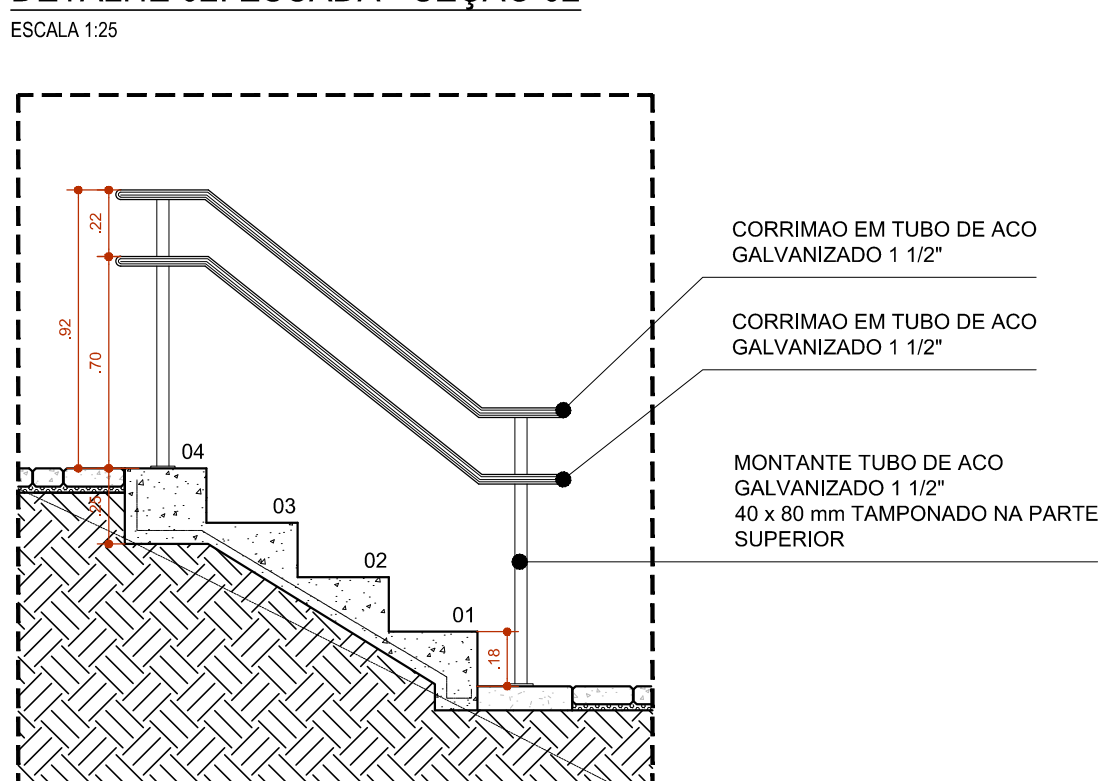


DETALHE: CANTEIRO
PLANTA-BAIXA
ESCALA 1:25

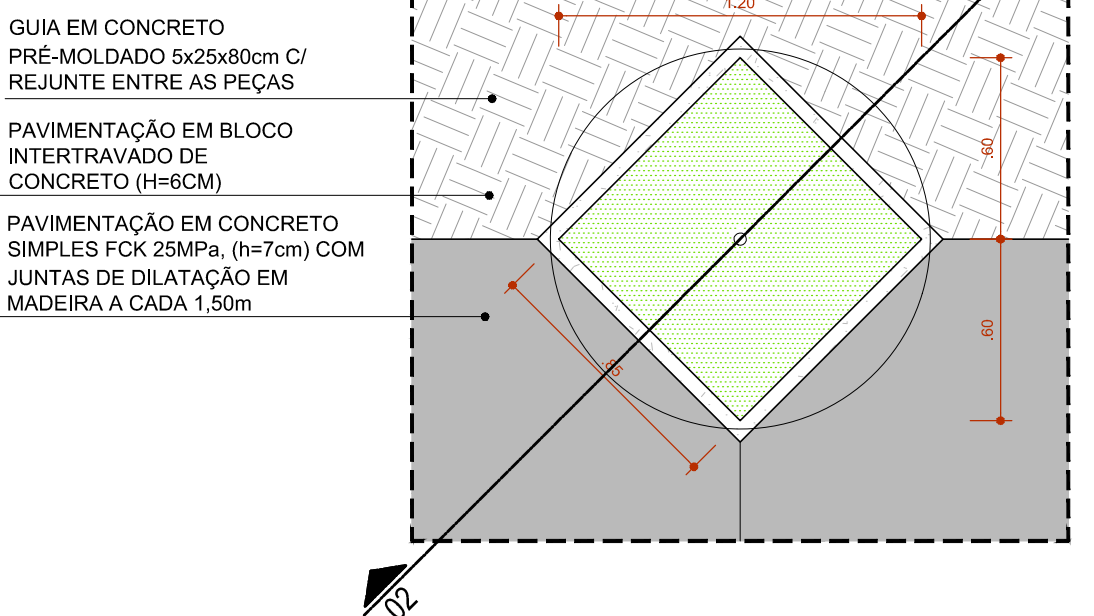



SEÇÃO TIPO - EMBORRACHADO / CONCRETO
ESCALA 1:25

PISO EMBORRACHADO COMPOSTO DE PU ALIFÁTICO (CAMADA AMORTECEDORA DE BORRACHA RECICLADA E EPDM), MOLDADO IN LOCO, COM ABSORÇÃO DE IMPACTO DE ALTURA CRÍTICA DE 1,5M, ESP=5CM DA OLIMPO OU DE MESMO DESEMPENHO TÉCNICO

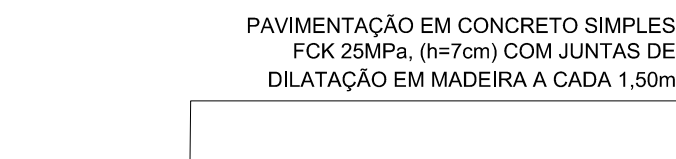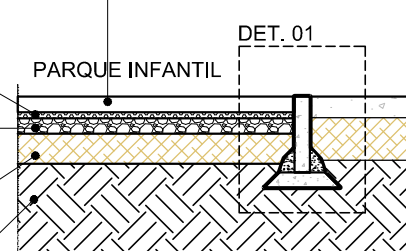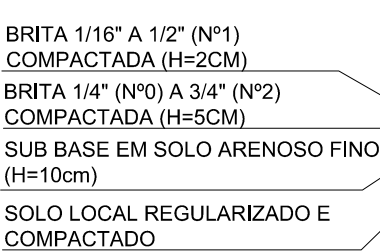


SEÇÃO TIPO - SOLO CIMENTO / GRAMA
ESCALA 1:25

PAVIMENTAÇÃO EM SOLO CIMENTO 6% COMPACTADO (H=15cm)

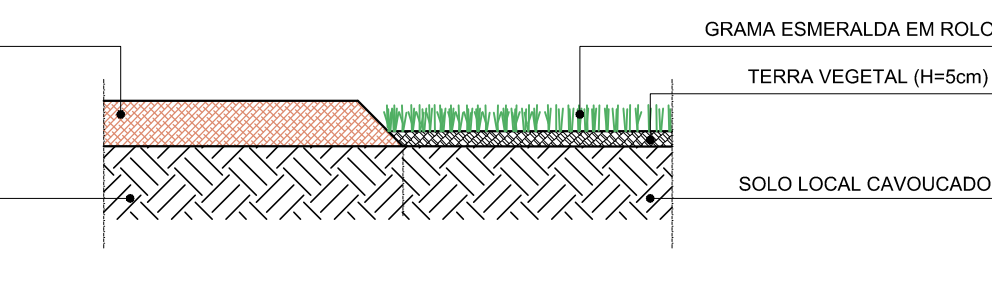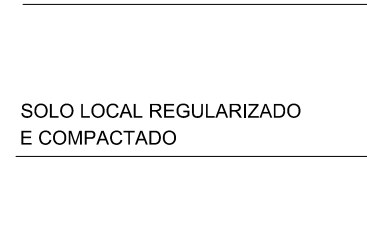


SEÇÃO TIPO - CONCRETO / GRAMA
ESCALA 1:25

GRAMA ESMERALDA EM ROLO TERRA VEGETAL (H=5CM)



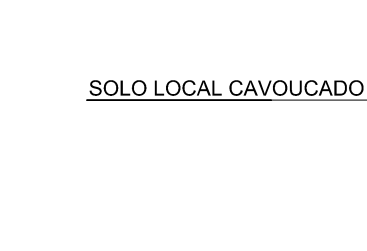


DETALHE: CANTEIRO
SEÇÃO 02
ESCALA 1:25

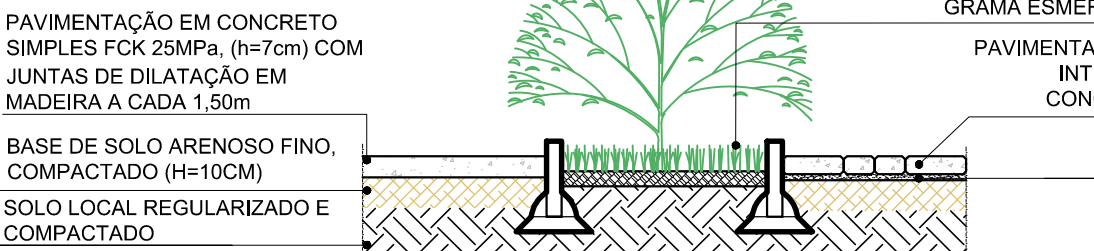



SEÇÃO TIPO - INTERTRAVADO / CONCRETO
ESCALA 1:25

BLOCOS INTERTRAVADOS DE CONCRETO, 35 MPa, E=8CM PARA TRÁFEGO MÉDIO (NBR 9781), DIVERSAS CORES COM JUNTA PREENCHIDA COM GRAVILHÃO FINO DE 1/16" A 1/12"

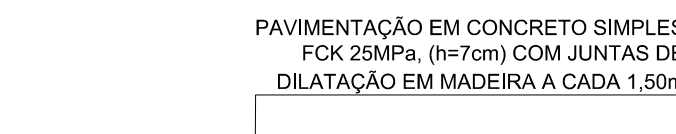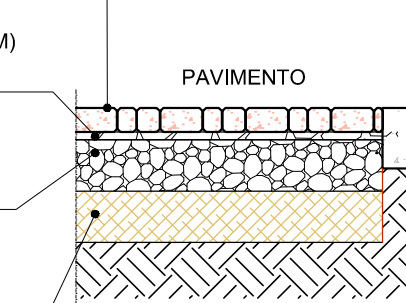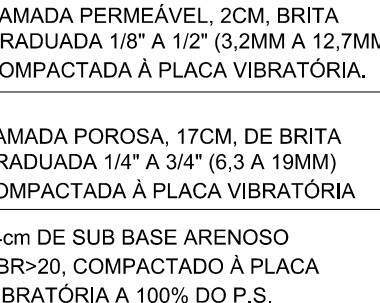


SEÇÃO TIPO - EMBORRACHADO / GRAMA
ESCALA 1:25

PISO EMBORRACHADO COMPOSTO DE PU ALIFÁTICO (CAMADA AMORTECEDORA DE BORRACHA RECICLADA E EPDM), MOLDADO IN LOCO, COM ABSORÇÃO DE IMPACTO DE ALTURA CRÍTICA DE 1,5M, ESP=5CM DA OLIMPO OU DE MESMO DESEMPENHO TÉCNICO

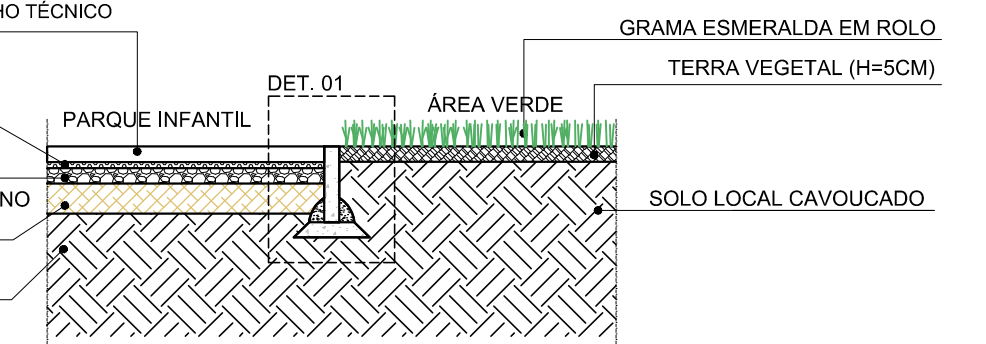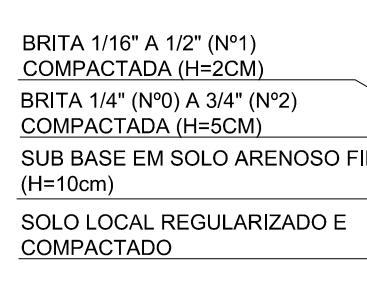


SEÇÃO TIPO - CONCRETO / INTERTRAVADO VAZADO
ESCALA 1:25

PAVIMENTAÇÃO EM CONCRETO SIMPLES FCK 25MPa, (h=7cm) COM JUNTAS DE DILATAÇÃO EM MADEIRA A CADA 1,50m

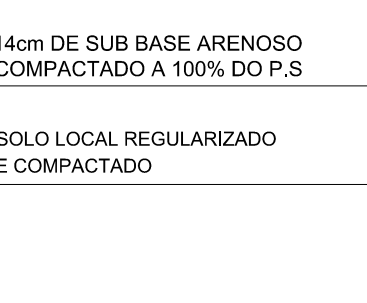



SEÇÃO TIPO - PISO TÁTIL EM CONCRETO
ESCALA 1:25

PAVIMENTAÇÃO EM CONCRETO SIMPLES FCK 25MPa, (h=7cm) COM JUNTAS DE DILATAÇÃO EM MADEIRA A CADA 1,50m

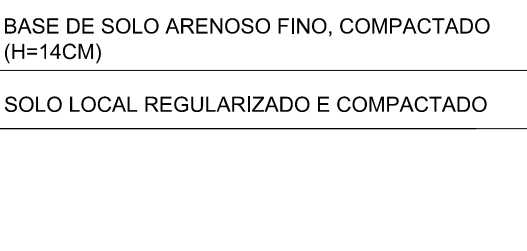



SEÇÃO TIPO - GRAMA / INTERTRAVADO
ESCALA 1:25

GRAMA ESMERALDA EM ROLO TERRA VEGETAL (H=5CM)

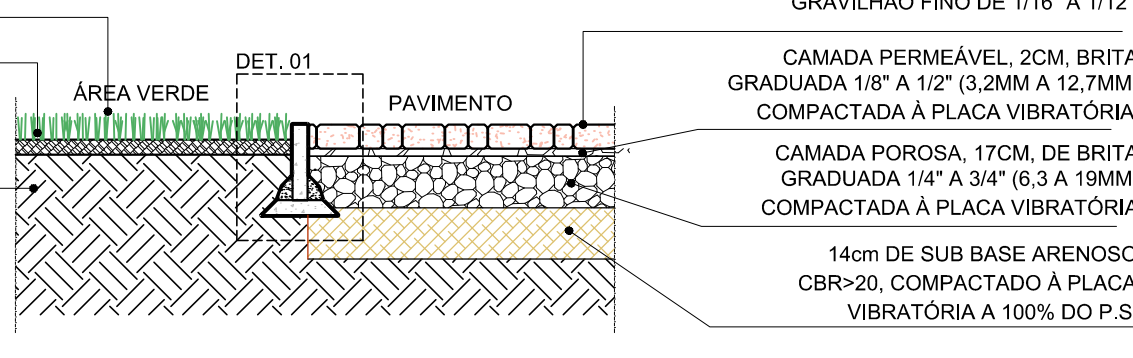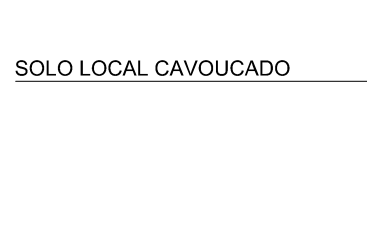

SEÇÃO TIPO - EMBORRACHADO / INTERTRAVADO
ESCALA 1:25

PISO EMBORRACHADO COMPOSTO DE PU ALIFÁTICO (CAMADA AMORTECEDORA DE BORRACHA RECICLADA E EPDM), MOLDADO IN LOCO, COM ABSORÇÃO DE IMPACTO DE ALTURA CRÍTICA DE 1,5M, ESP=5CM DA OLIMPO OU DE MESMO DESEMPENHO TÉCNICO

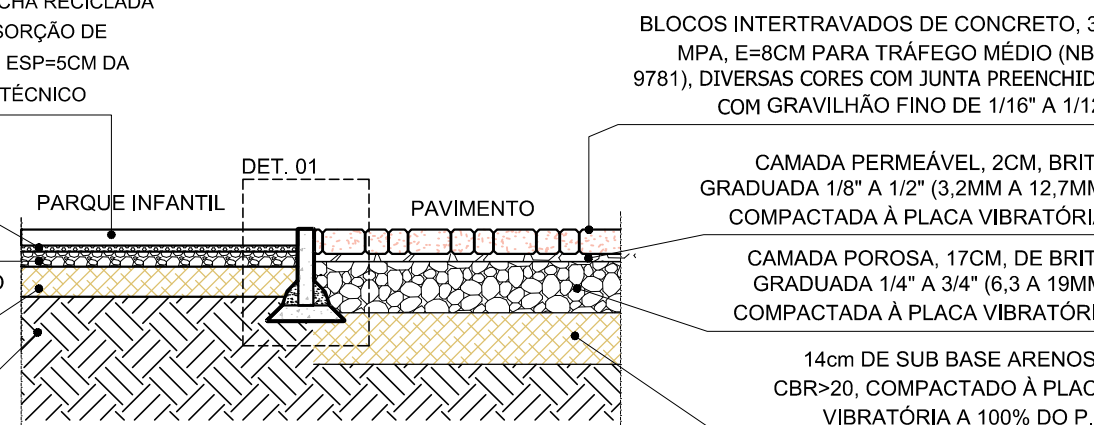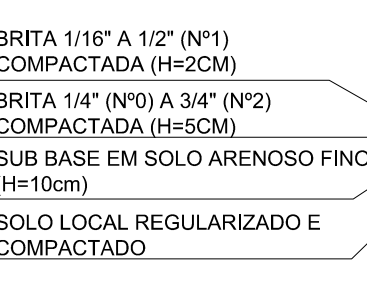

30/09/2016	EMISSION INICIAL	FFA
DATA	DESCRIÇÃO	REVISÃO

RESPONSÁVEL CONTRATANTE:

RESPONSÁVEL CONSTRUTOR:

RESPONSÁVEL PROJETISTA: ENR. ROBERTO FALCÃO DE ALMEIDA SOUZA - CREA 20002-BA



PLANO URBANÍSTICO E AMBIENTAL E PROJETOS ESPECÍFICOS PARA O VETOR IPITANGA

CONTRATANTE: SECRETARIA DE INFRAESTRUTURA HÍDRICA E SANEAMENTO - SIHS


FASE: PROJETO EXECUTIVO DISCIPLINA: URBANISMO TEMA PROJ. ESPECÍFICO: 11-DETALHAMENTO

TÍTULO: CAMINHOS E PAVIMENTAÇÃO PEDESTRES Nº TEMA - Nº PRANCHAS / TOTAL PRANCHAS: 11-01 / 06


ENDEREÇO: CASSANGUE - SALVADOR/BA DATA EMISSÃO INICIAL: SET/2016 ESCALA: INDICADA

PROJETO Nº: 0365 PROJ.: DES.: DESENHO Nº: CONF.: VERIF.: APROV.:


135x107x2x_Linha_CaminhosPedestres_020

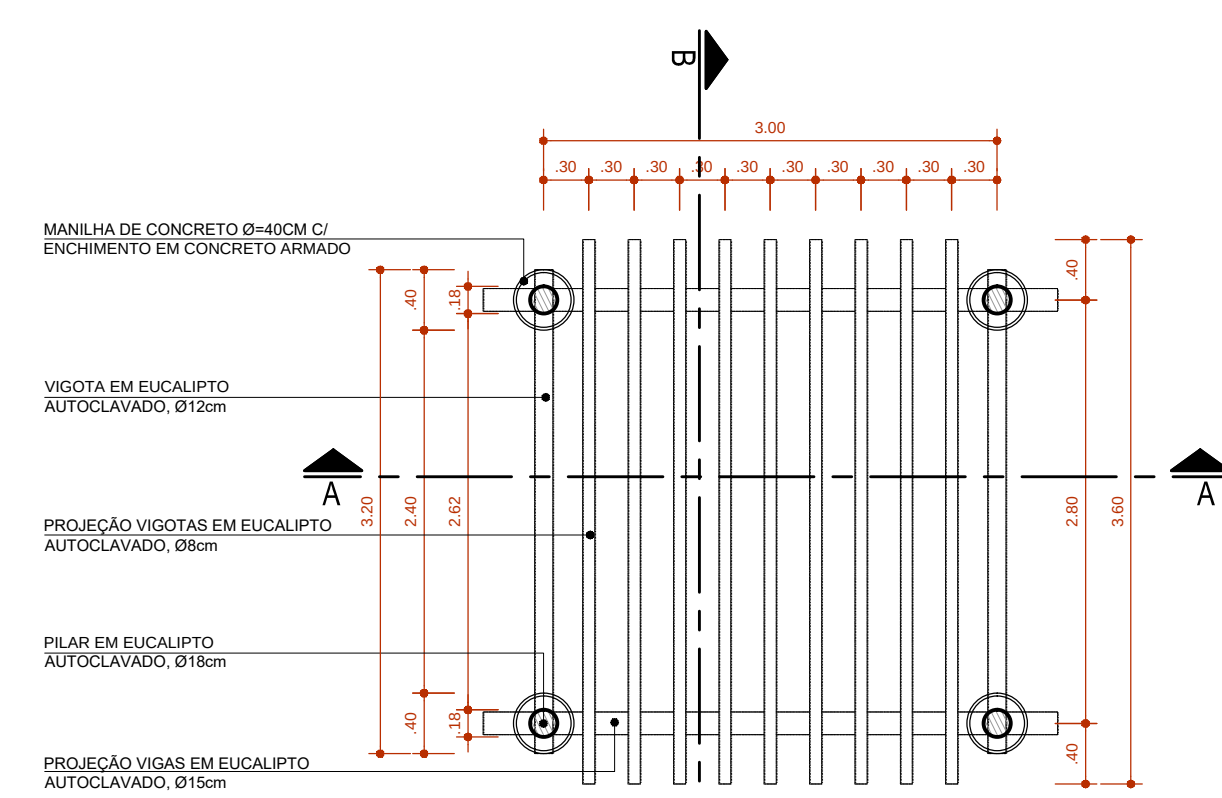


PLANTA BAIXA - MÓDULO TIPO
ESCALA: 1/50

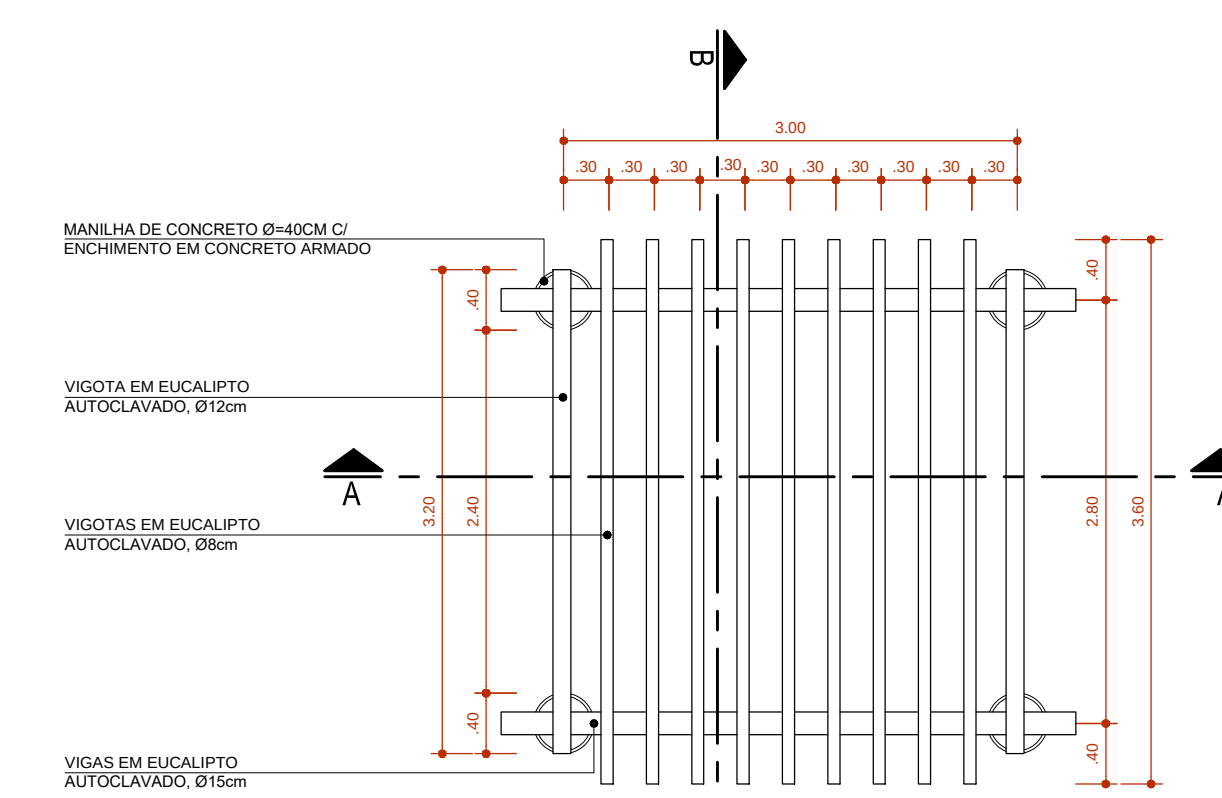


VISTA SUPERIOR - MÓDULO TIPO
ESCALA: 1/50

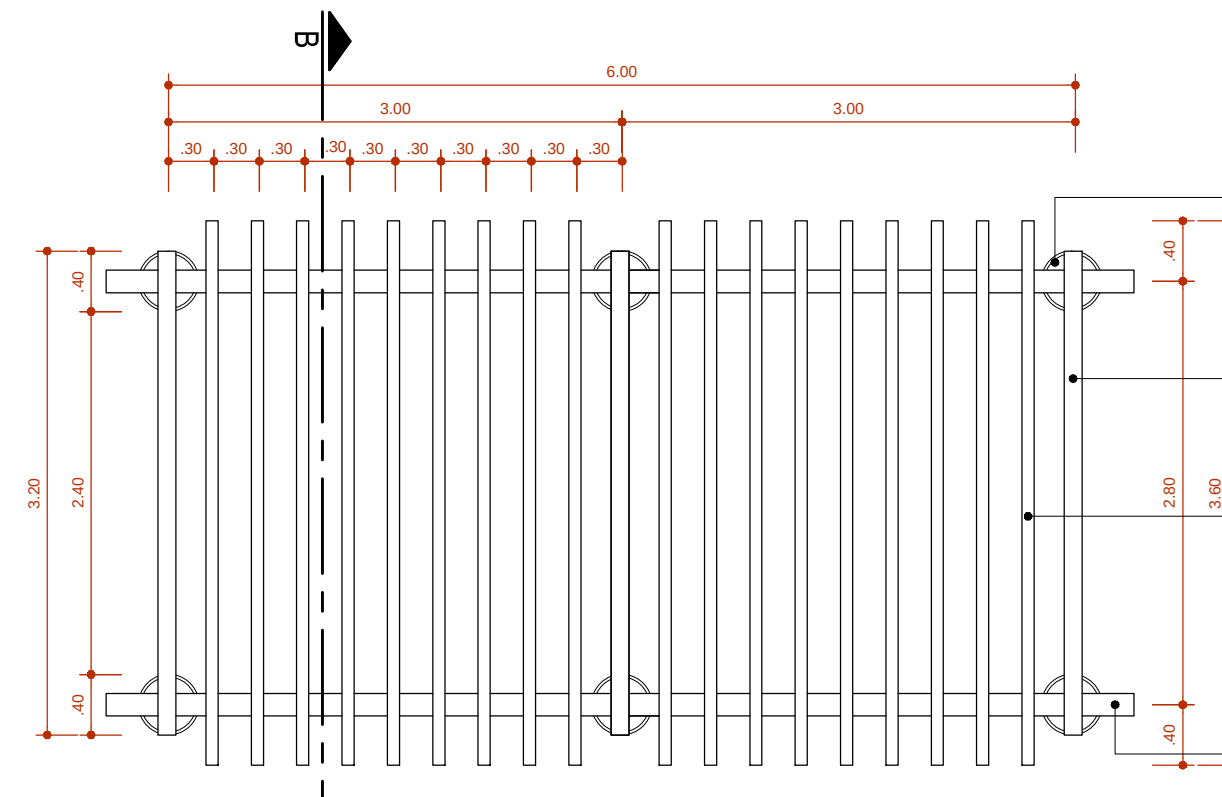


VISTA SUPERIOR - PERGOLADO 2 MÓDULOS
ESCALA: 1/50

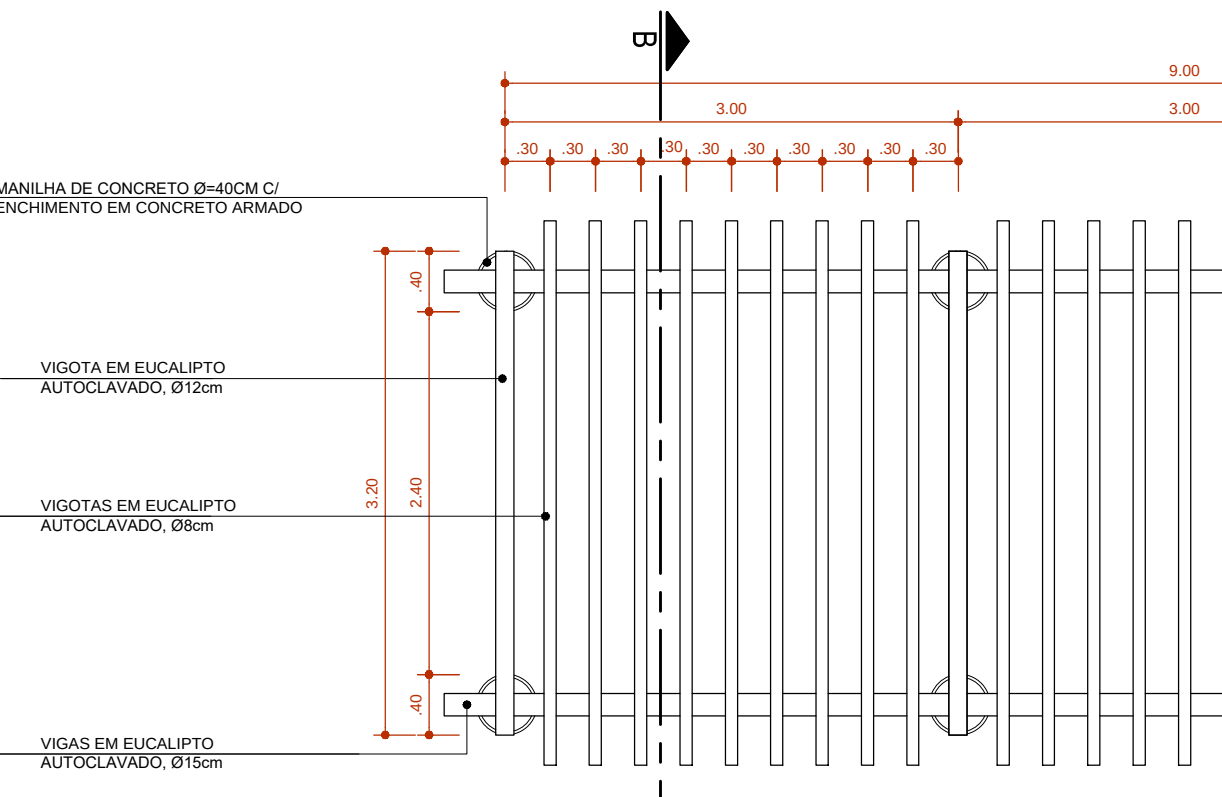


VISTA SUPERIOR - PERGOLADO 3 MÓDULOS
ESCALA: 1/50

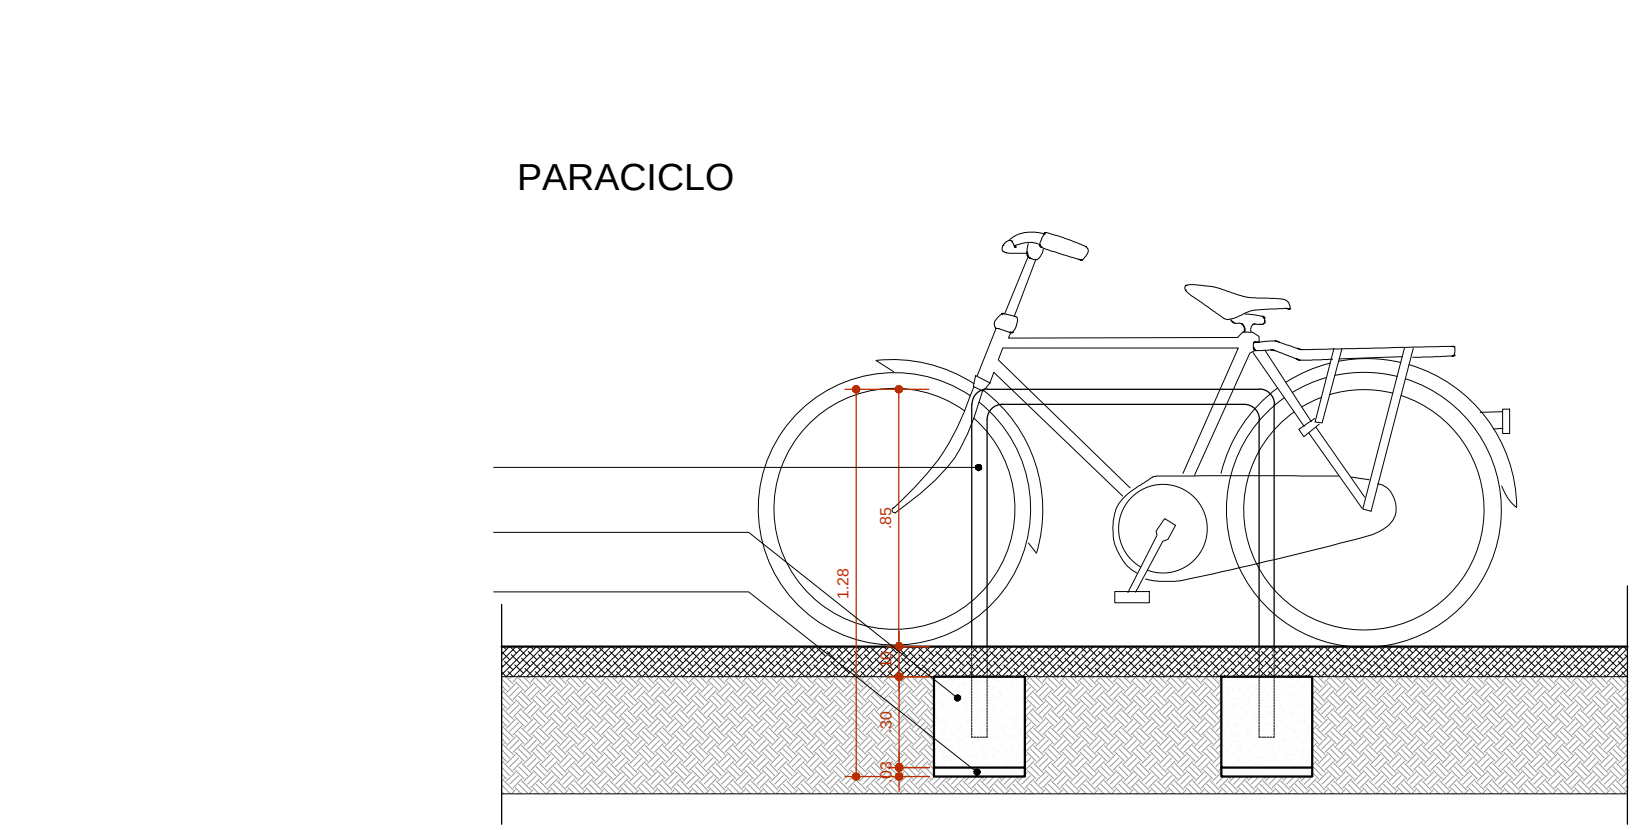

VISTA LATERAL
ESCALA: 1:25

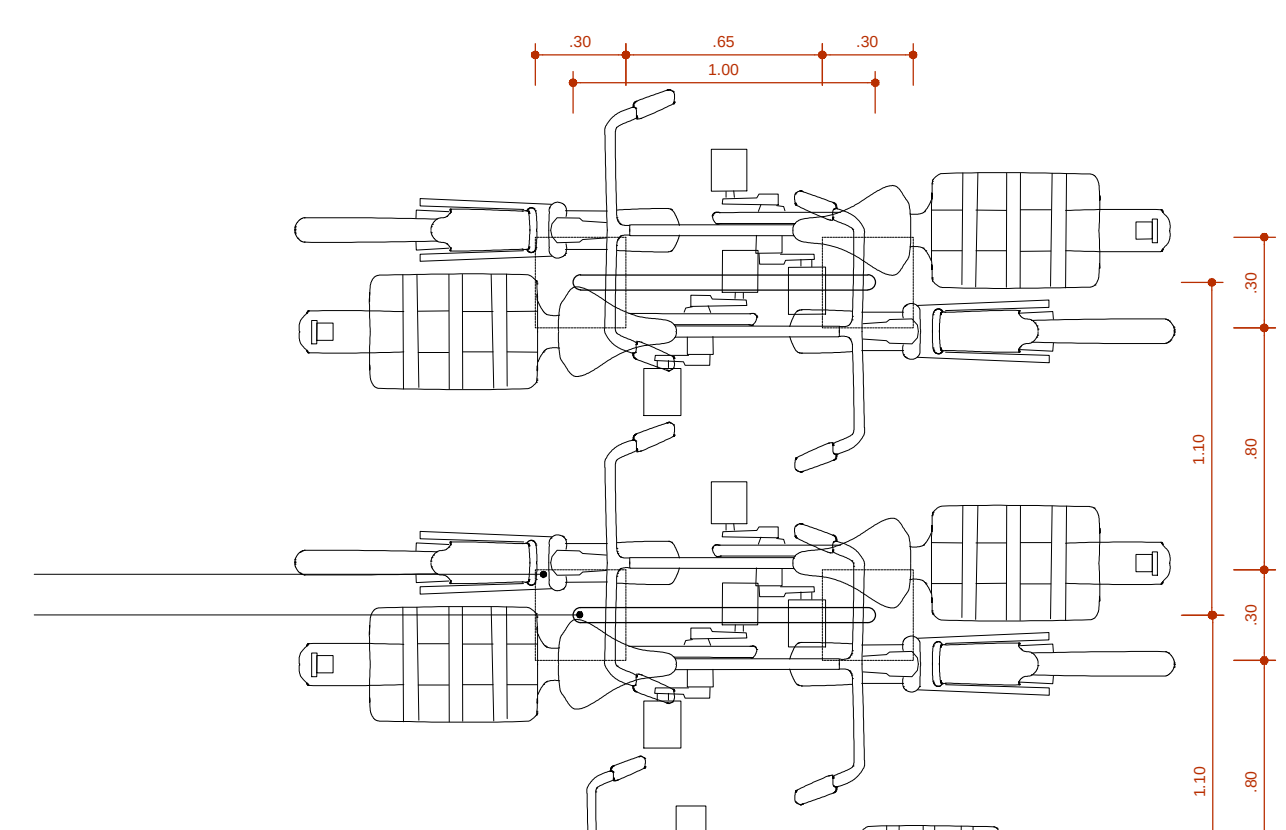


PLANTA BAIXA
ESCALA: 1:25

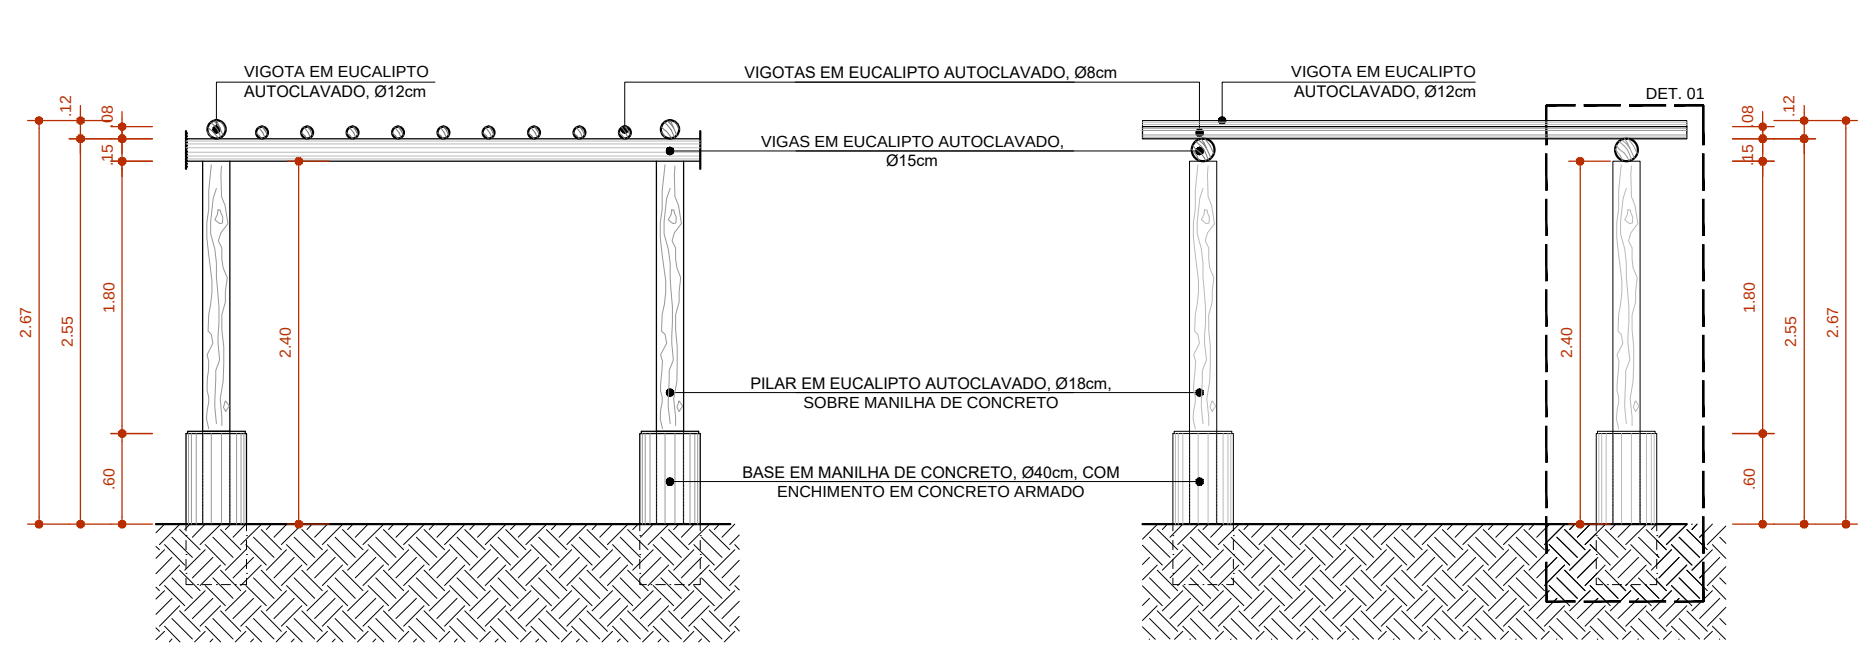


SEÇÃO TIPO - AA
ESCALA: 1/50

SEÇÃO TIPO - BB
ESCALA: 1/50


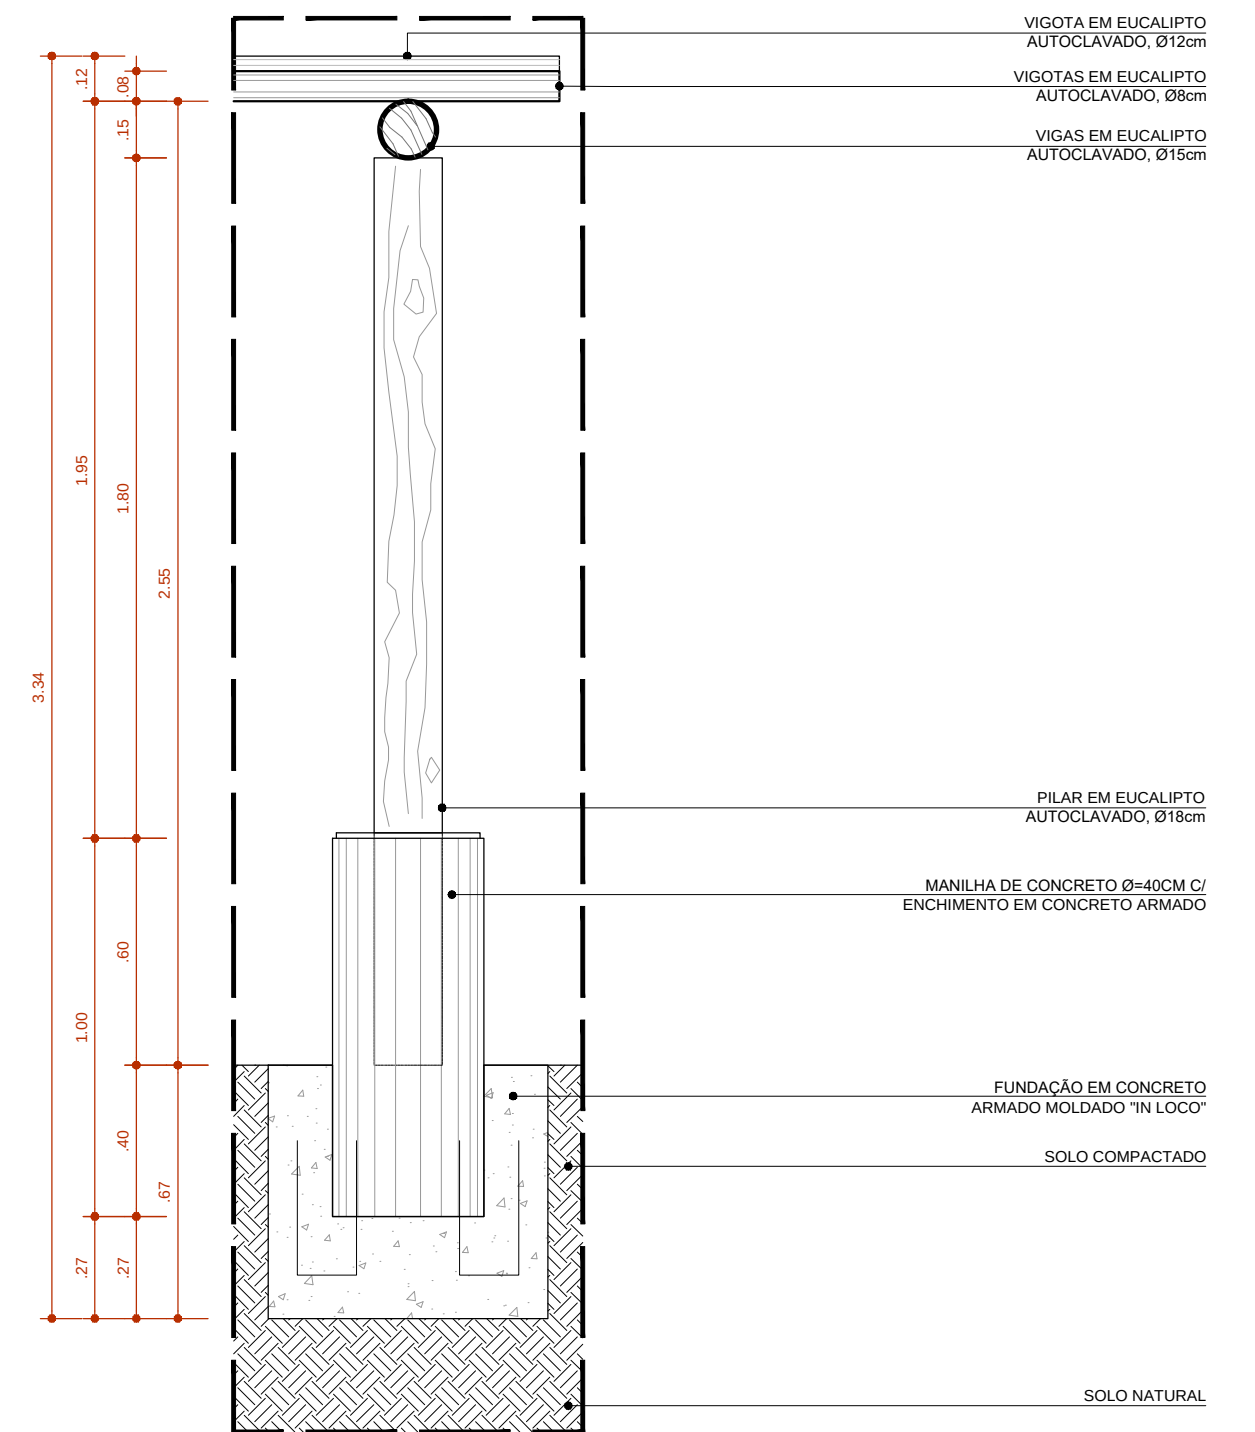


DETALHE 01 - FUNDAÇÃO PERGOLADO
SEÇÃO TIPO
ESCALA: 1/20

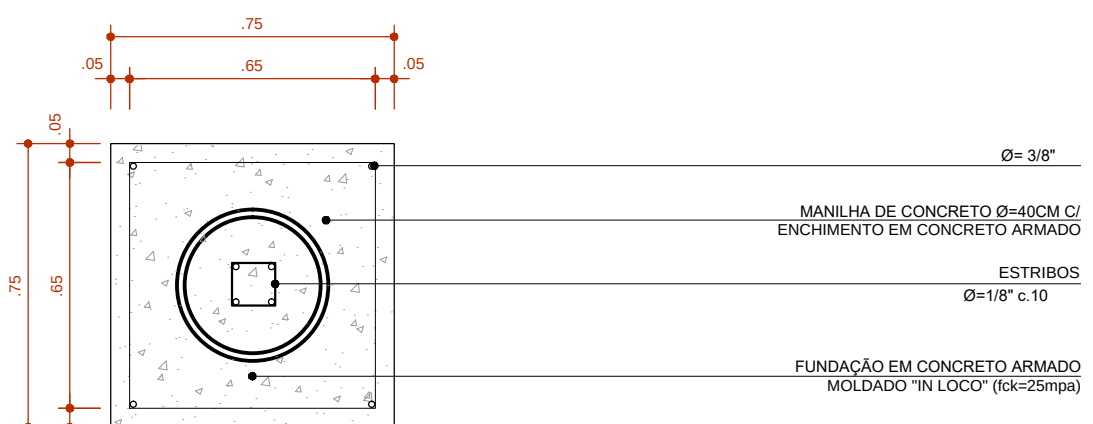

DET. TIPO - FUNDAÇÃO
ESCALA: 1/20

TIPOLOGIA DOS PERGOLADOS - VISTA SUPERIOR

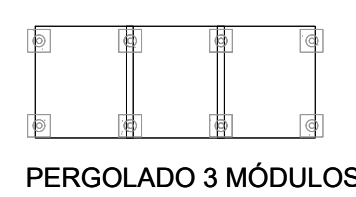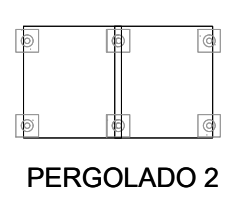

30/09/2016	EMISSÃO INICIAL	FFA
DATA	DESCRIÇÃO	REVISÃO

RESPONSÁVEL CONTRATANTE:

RESPONSÁVEL CONSTRUTOR:

RESPONSÁVEL PROJETISTA: ARQ. URB. FLORIANO FREZA AMOEDO - GAU A12012-0

SECRETARIA DE INFRAESTRUTURA HÍDRICA E SANEAMENTO

BAHIA GOVERNO DO ESTADO

Consórcio CH HYDROS ffa

CONTRATANTE: SECRETARIA DE INFRAESTRUTURA HÍDRICA E SANEAMENTO - SIHS

FASE: PROJETO EXECUTIVO DISCIPLINA: URBANISMO TEMA/PROJ. ESPECÍFICO: 11-DETALHAMENTO

TÍTULO: PERGOLADOS E PARACICLOS

ENDEREÇO: CASSANGE - SALVADOR/BA

DATA EMISSÃO INICIAL: SET/2016

ESCALA: INDICADA

PROJETO Nº: 0365

PROJ.: DES.:


CONF.: VERIF.: APROV.:

DESENHO Nº

11-02 / 06


130-IMP2_Est_URB_DetalhPergolados_00

PRANCHA ABDOMINAL

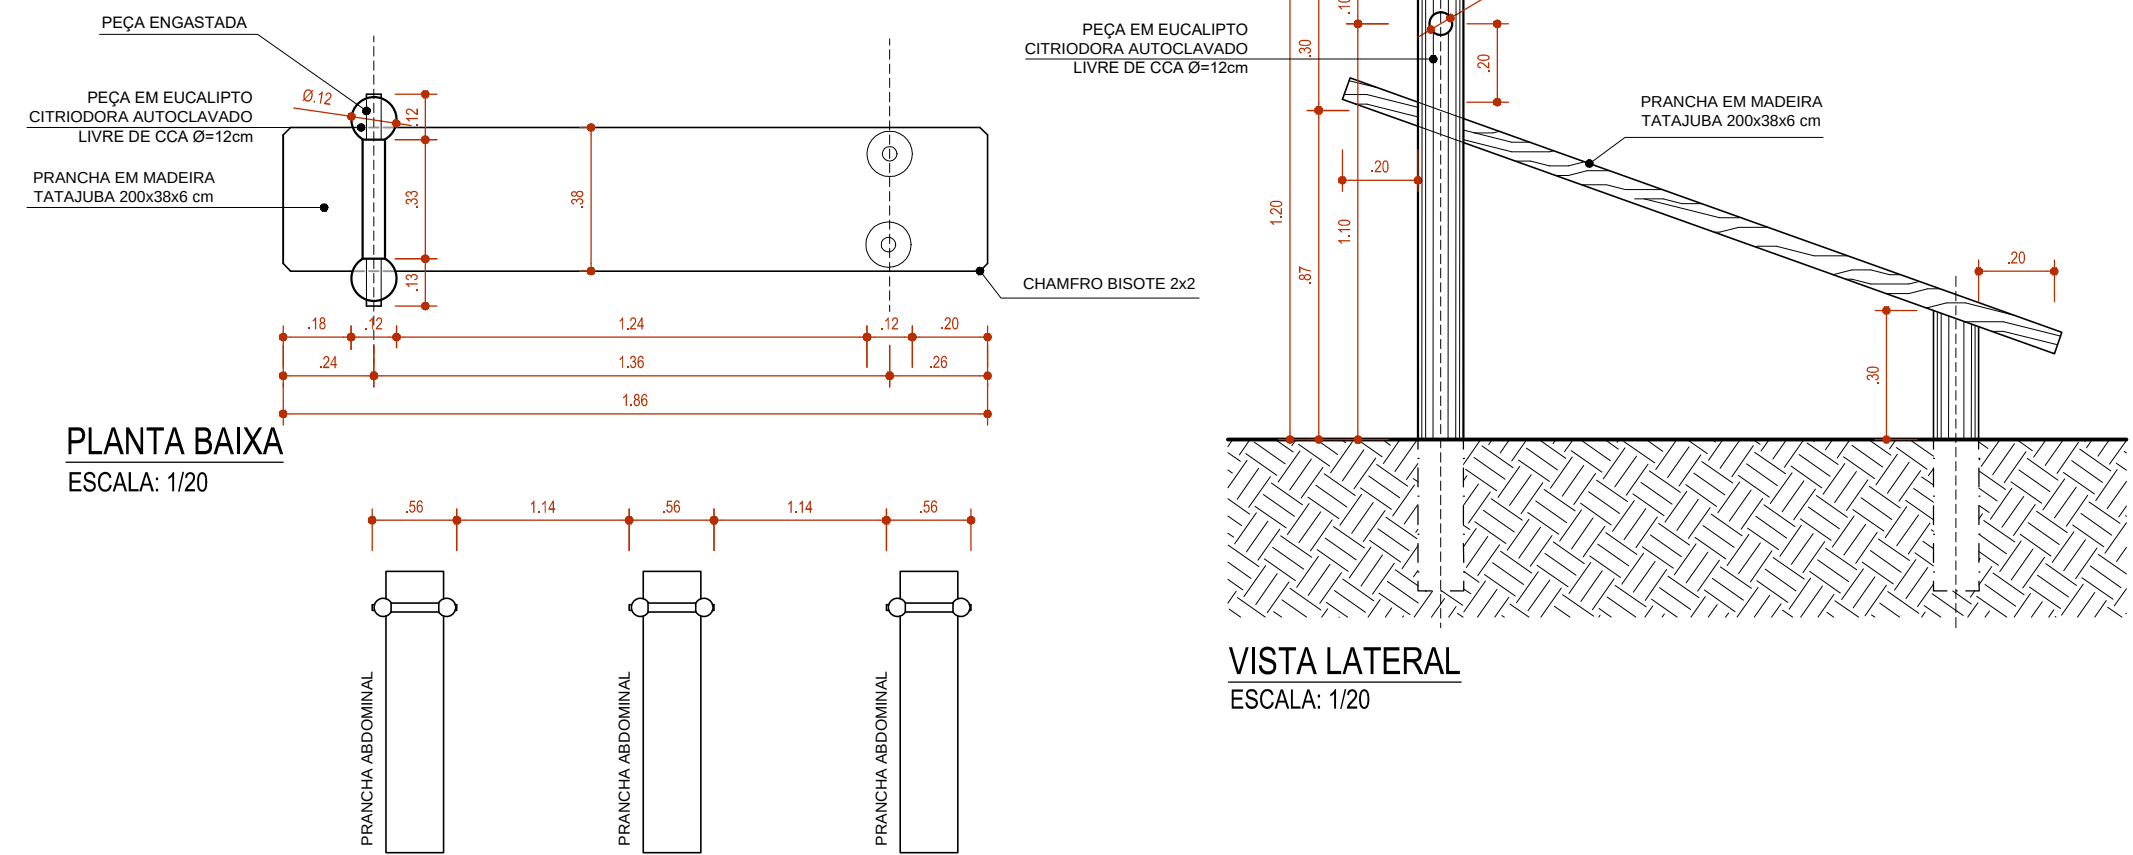


DETALHE TÍPICO DE LOCAÇÃO
ESCALA: 1/50

BARRAS HORIZONTAIS

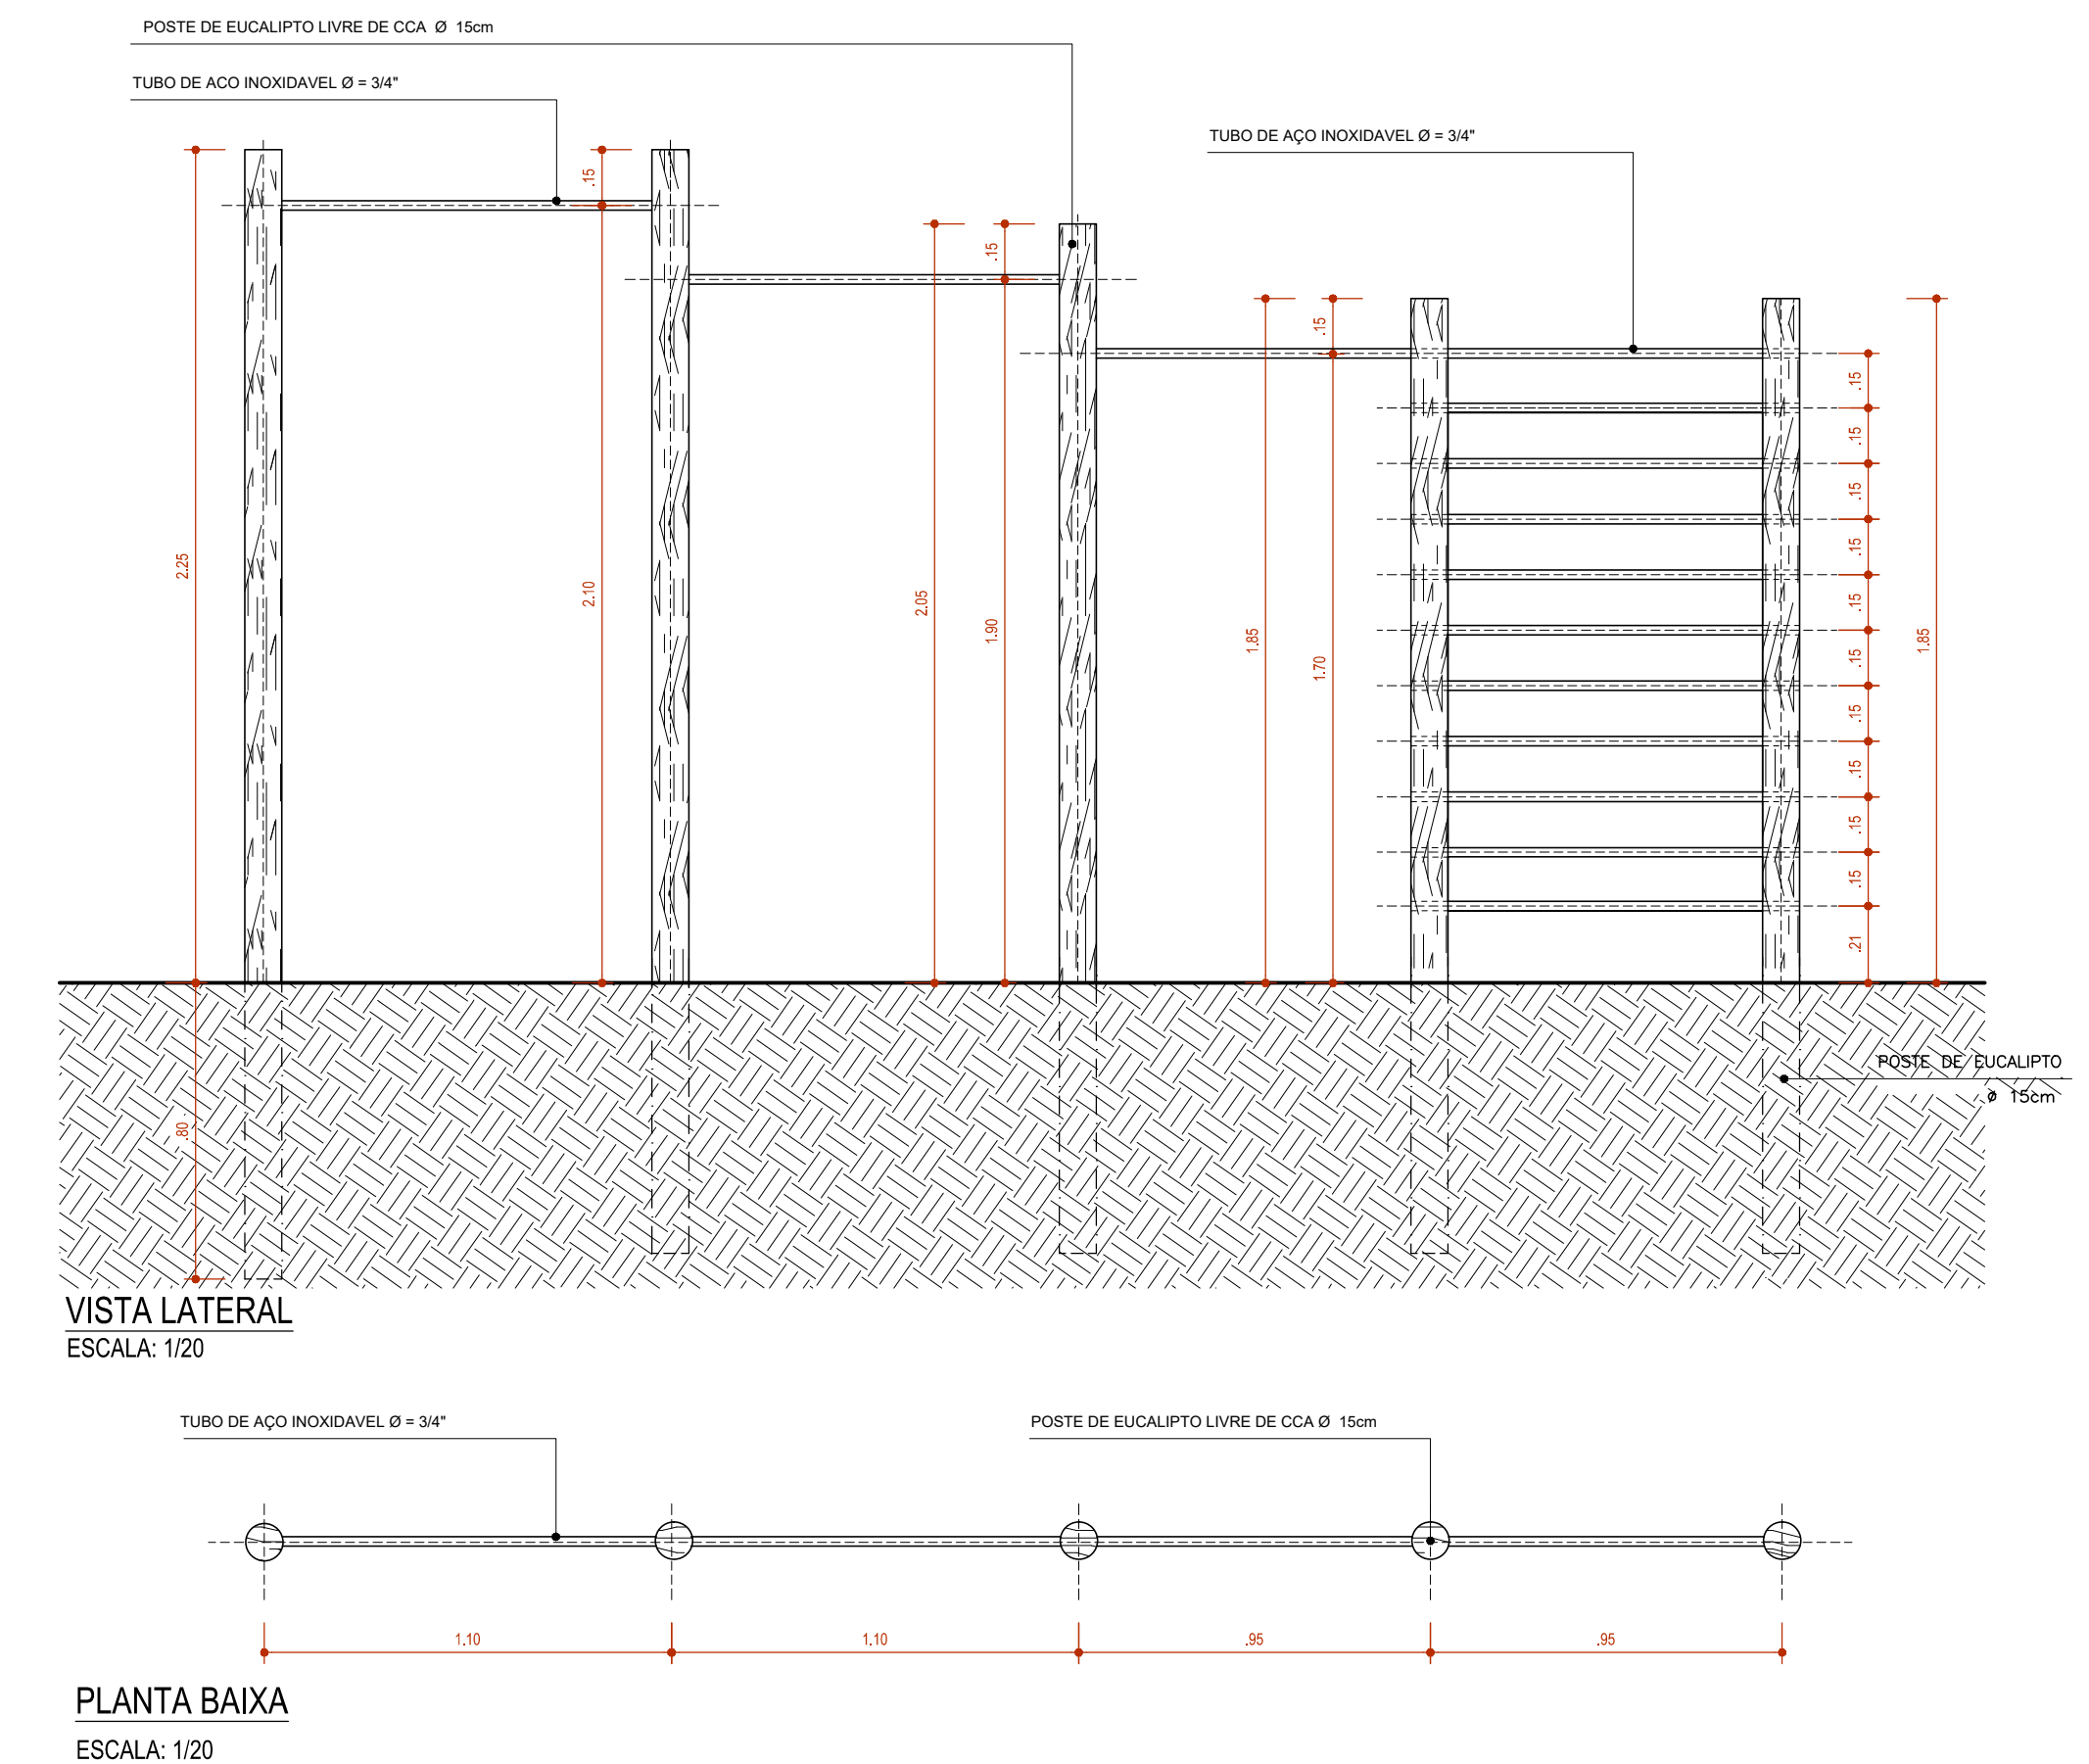


PLANTA BAIXA
ESCALA: 1/20

BARRAS PARALELAS ALTAS

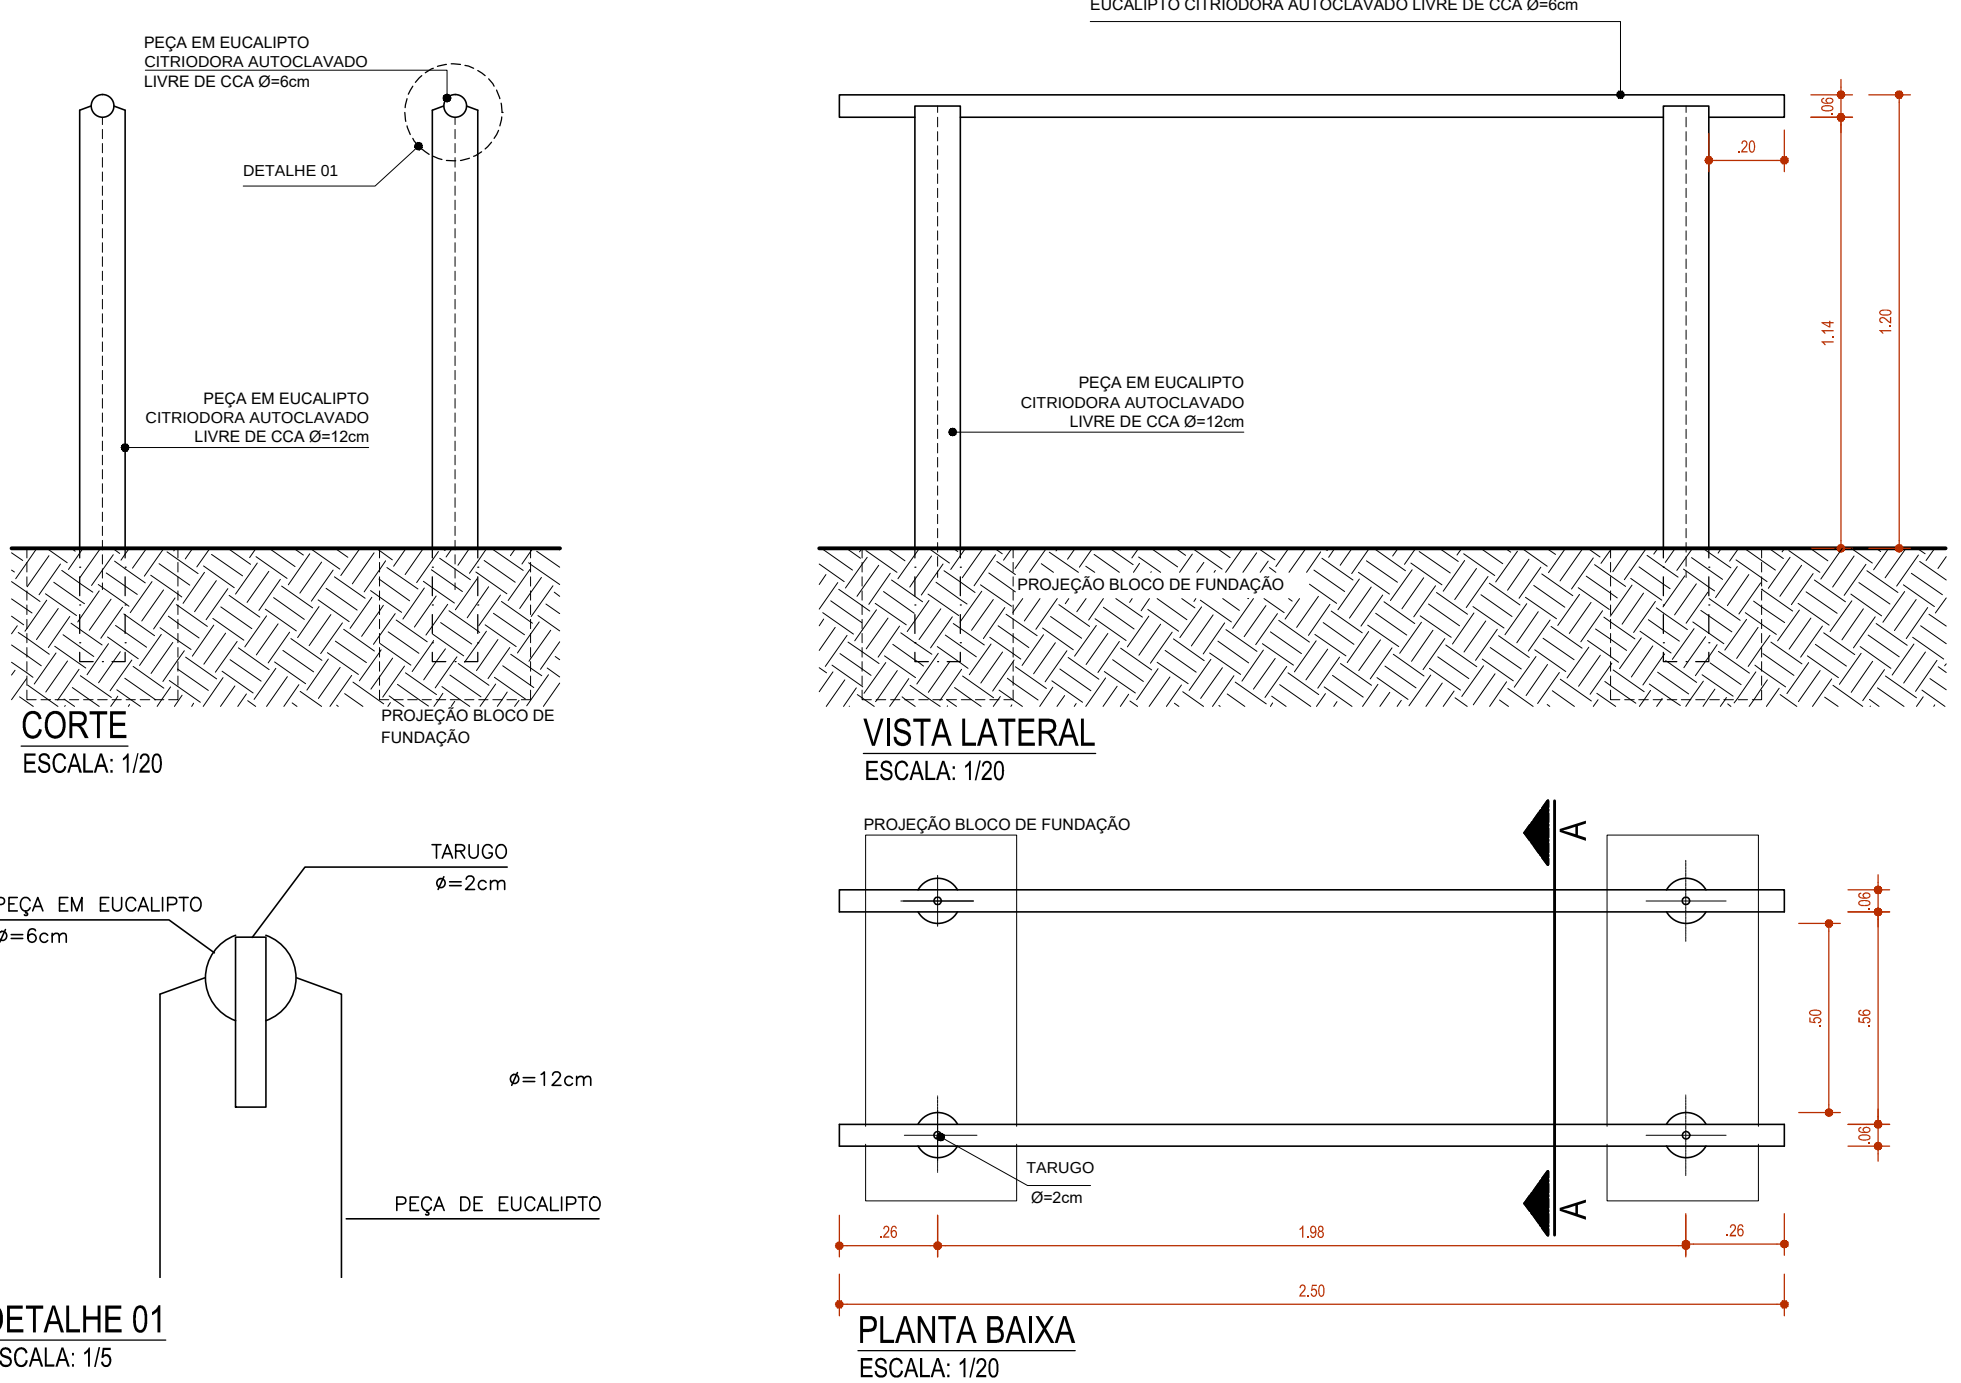

DETALHE 01
ESCALA: 1/5

BARRAS PARALELAS BAIXAS

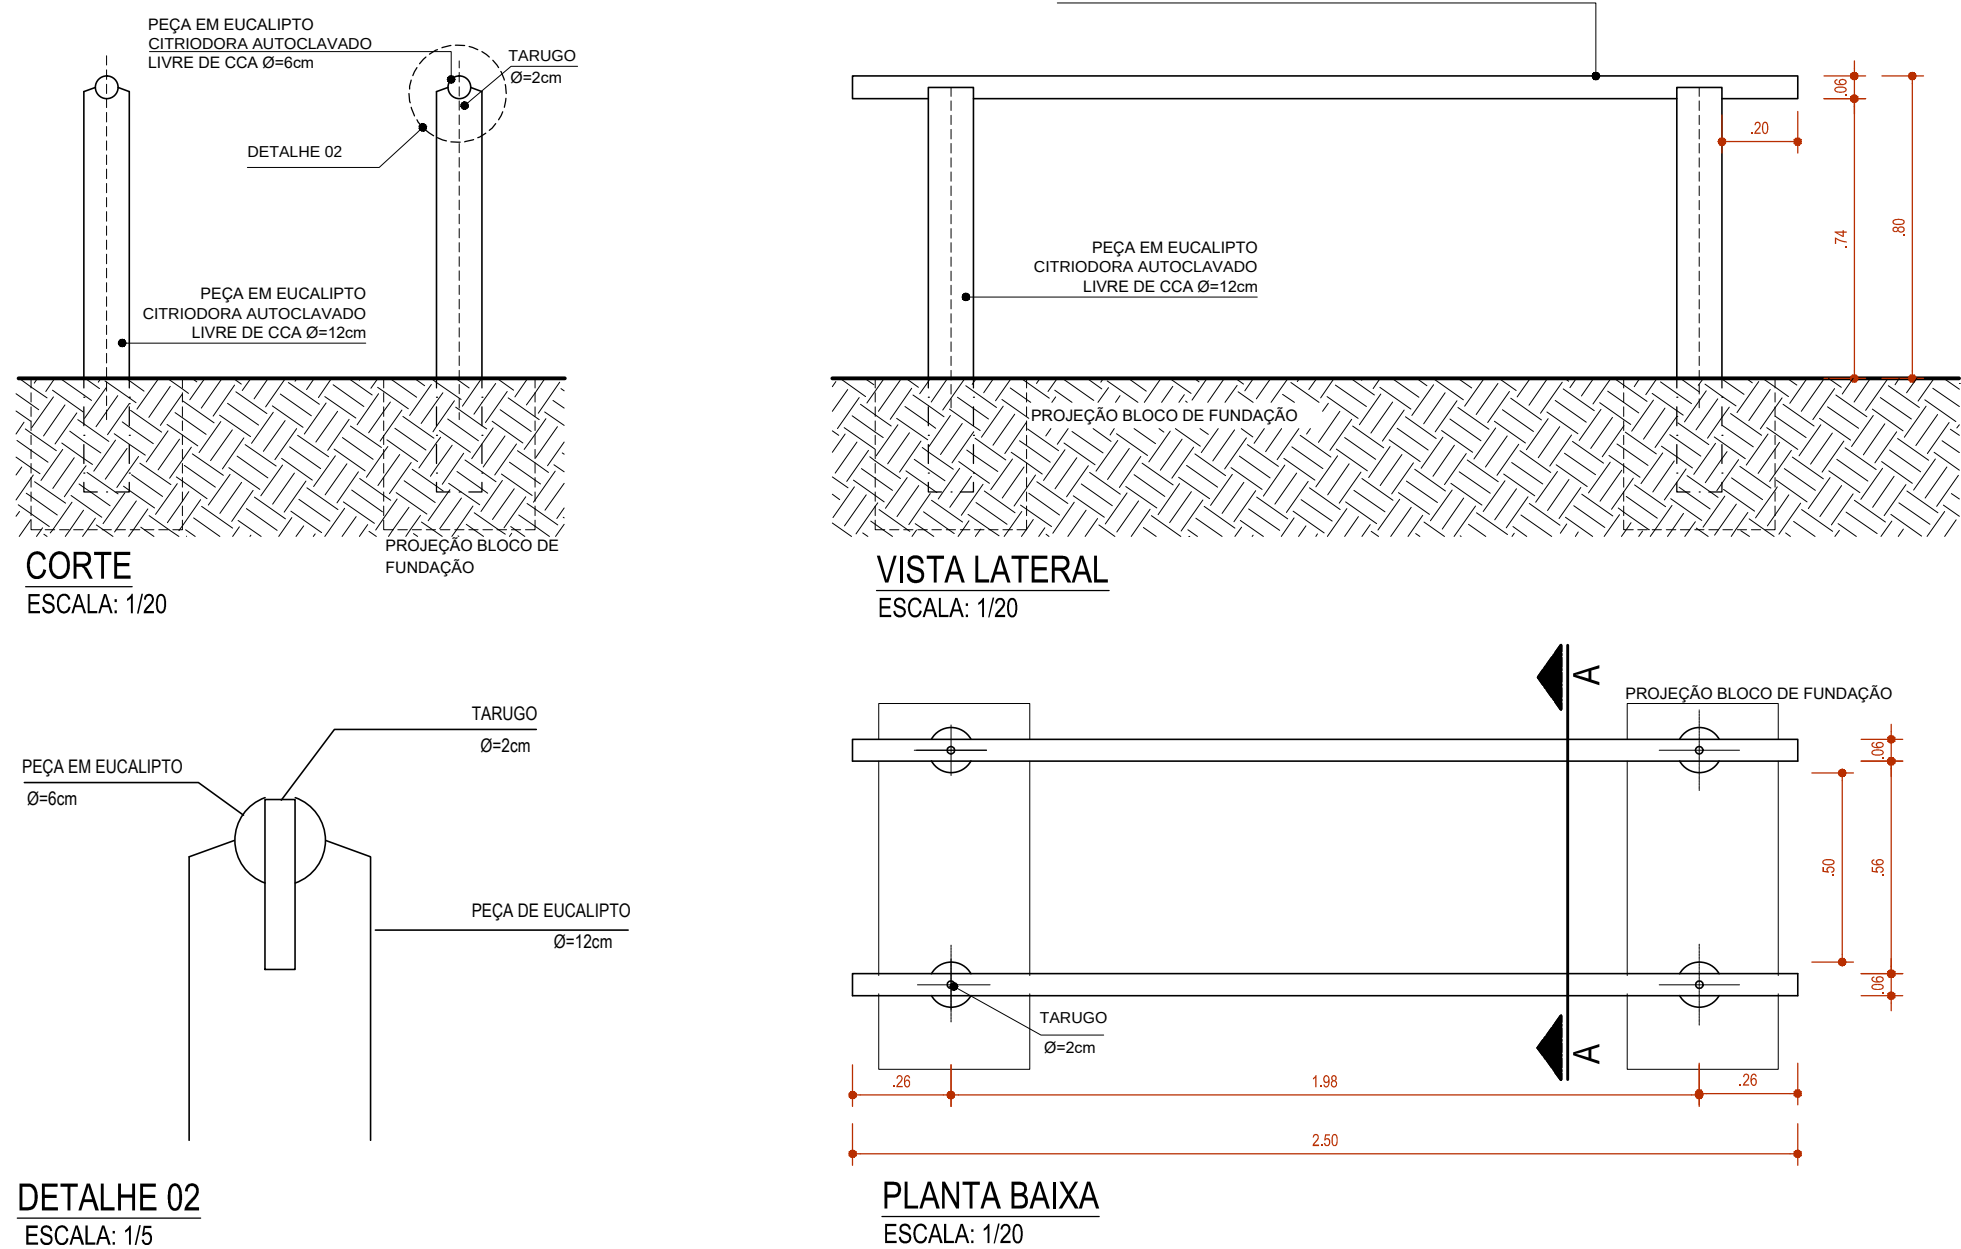

DETALHE 02
ESCALA: 1/5

TIPOLOGIA DOS EQUIPAMENTOS - VISTA SUPERIOR




30/09/2016	EMISSÃO INICIAL	FFA
DATA	DESCRIÇÃO	REVISÃO

RESPONSÁVEL CONTRATANTE:


RESPONSÁVEL CONSTRUTOR:

RESPONSÁVEL PROJETA: ARQ./URB: FLORIANO FREAZA AMOEDO - CAU A12012-0


SECRETARIA DE INFRAESTRUTURA HÍDRICA E SANEAMENTO				Consórcio  HYDROS 	
PLANO URBANÍSTICO E AMBIENTAL					
E PROJETOS ESPECÍFICOS PARA O VETOR IPITANGA					
CONTRATANTE:					
SECRETARIA DE INFRAESTRUTURA HÍDRICA E SANEAMENTO - SIHS					
FASE:		DISCIPLINA:		TEMA/PROJ. ESPECÍFICO:	
PROJETO EXECUTIVO		URBANISMO		11-DETALHAMENTO	
TÍTULO:				Nº TEMA - Nº PRANCHA / TOTAL PRANCHAS	
EQUIPAMENTOS GINÁSTICA				11-03 / 06	
ENDEREÇO:				DATA EMISSÃO INICIAL: ESCALA:	
CASSANGE - SALVADOR/BA				SET/2016 INDICADA	
PROJETO Nº: 0365		PROJ.:		DESENHO Nº	
CONF.:		VERIF.:			
		APROV.:			

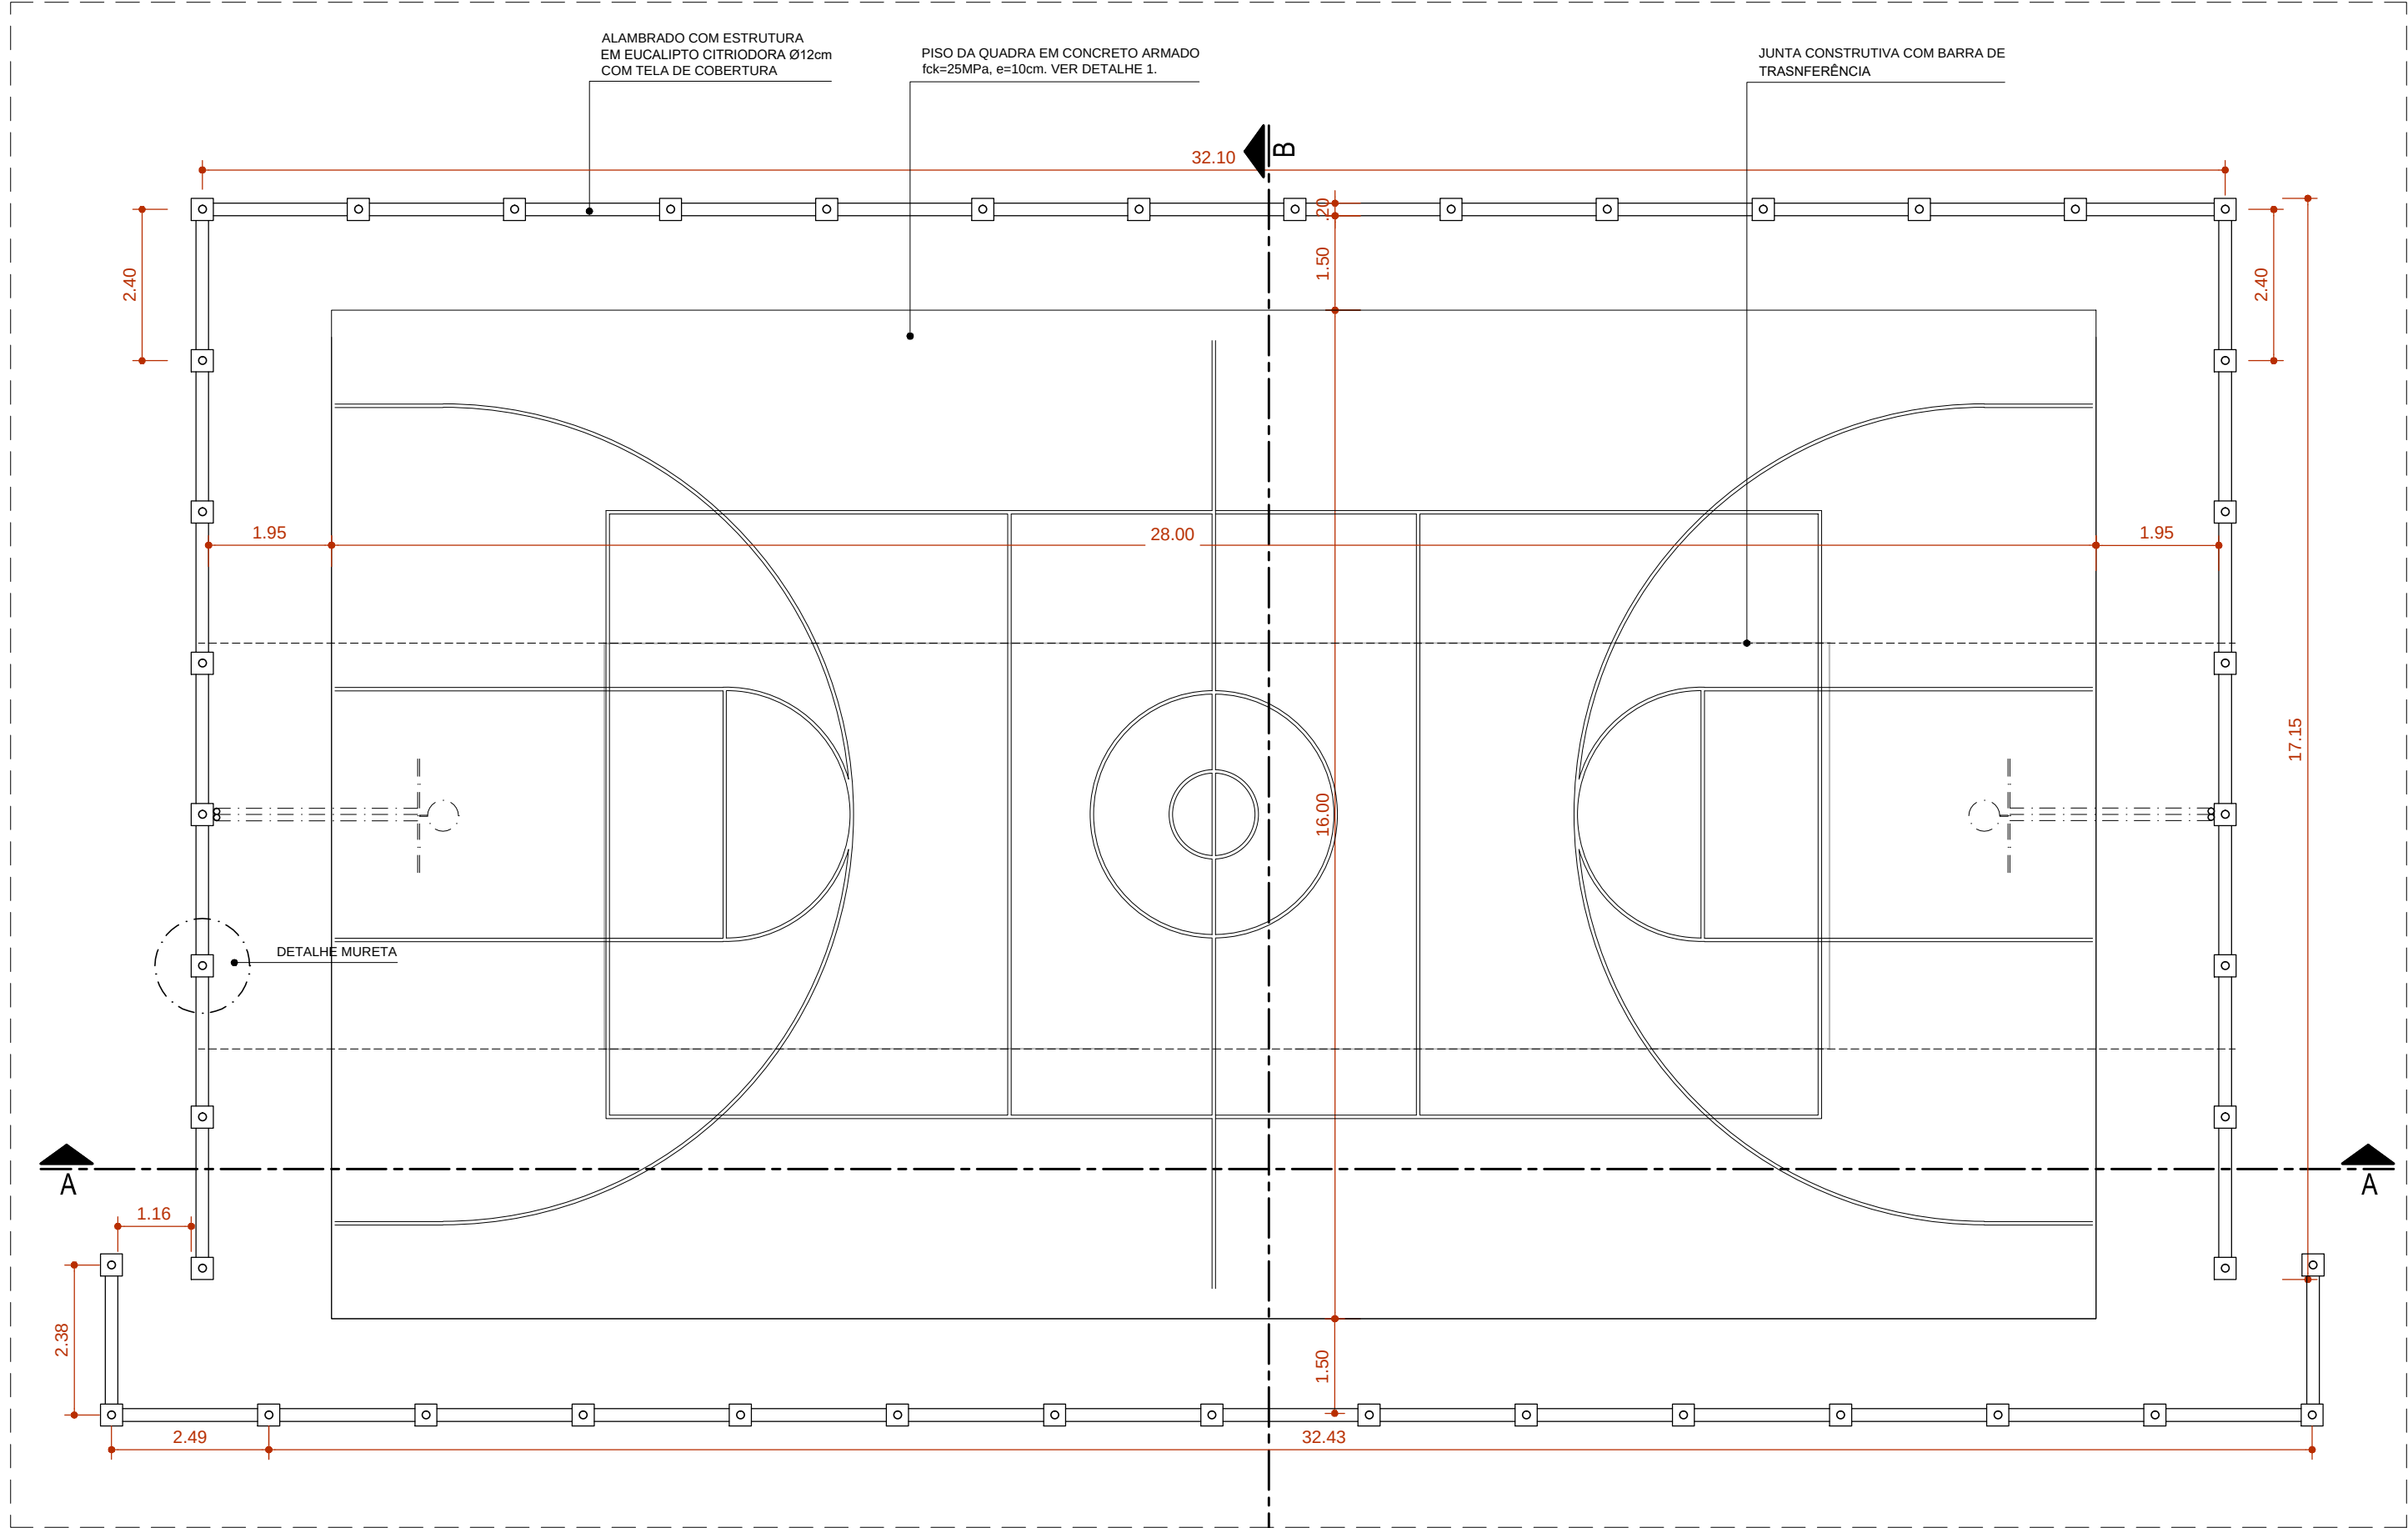


PLANTA BAIXA ACESSO TIPO 1
ESCALA 1:100

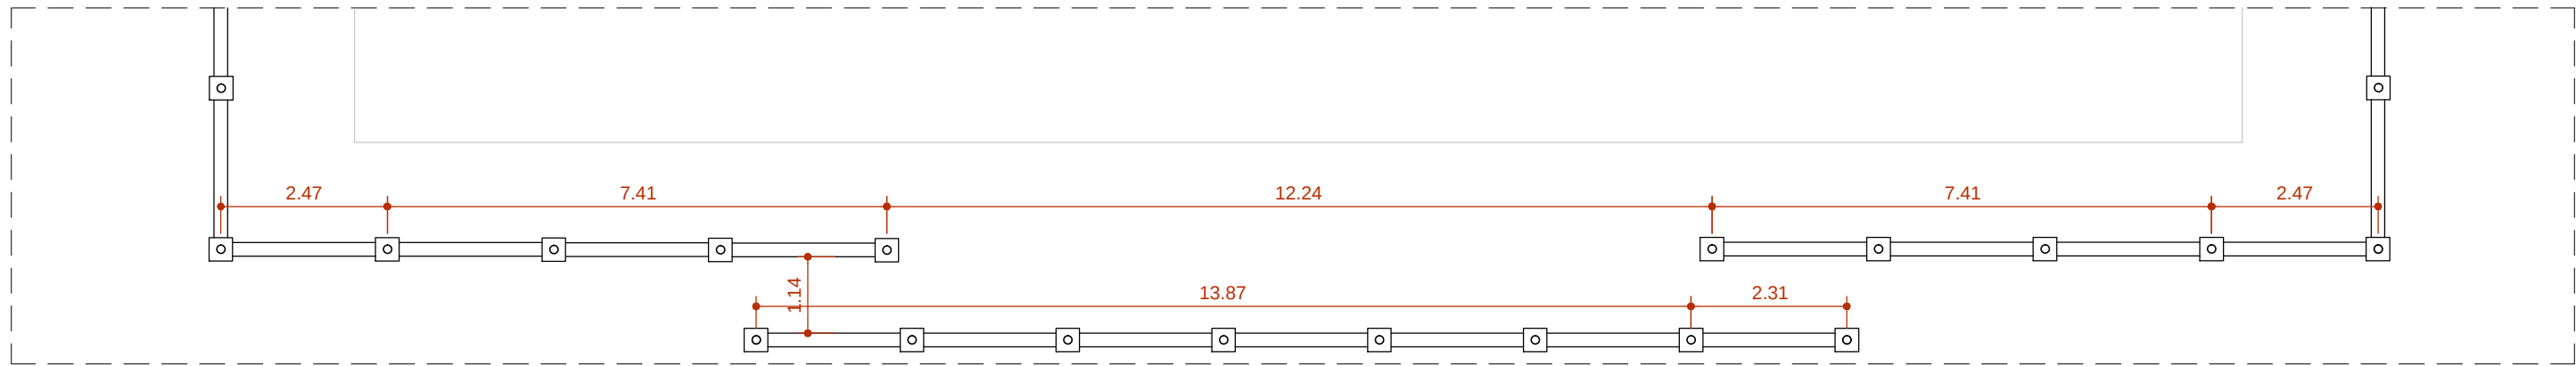


PLANTA BAIXA ACESSO TIPO 2
ESCALA 1:100

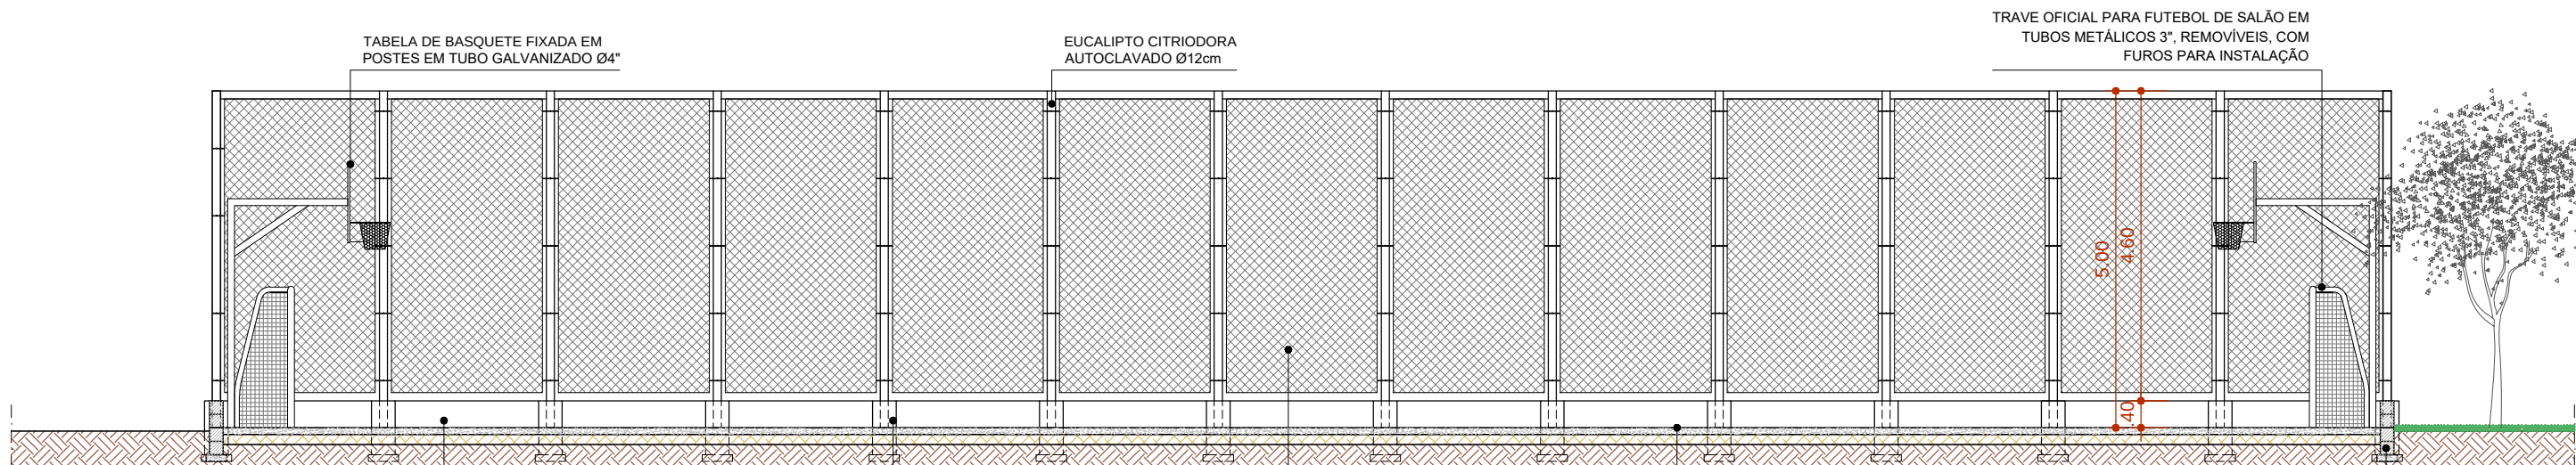


CORTE AA
ESCALA 1:100

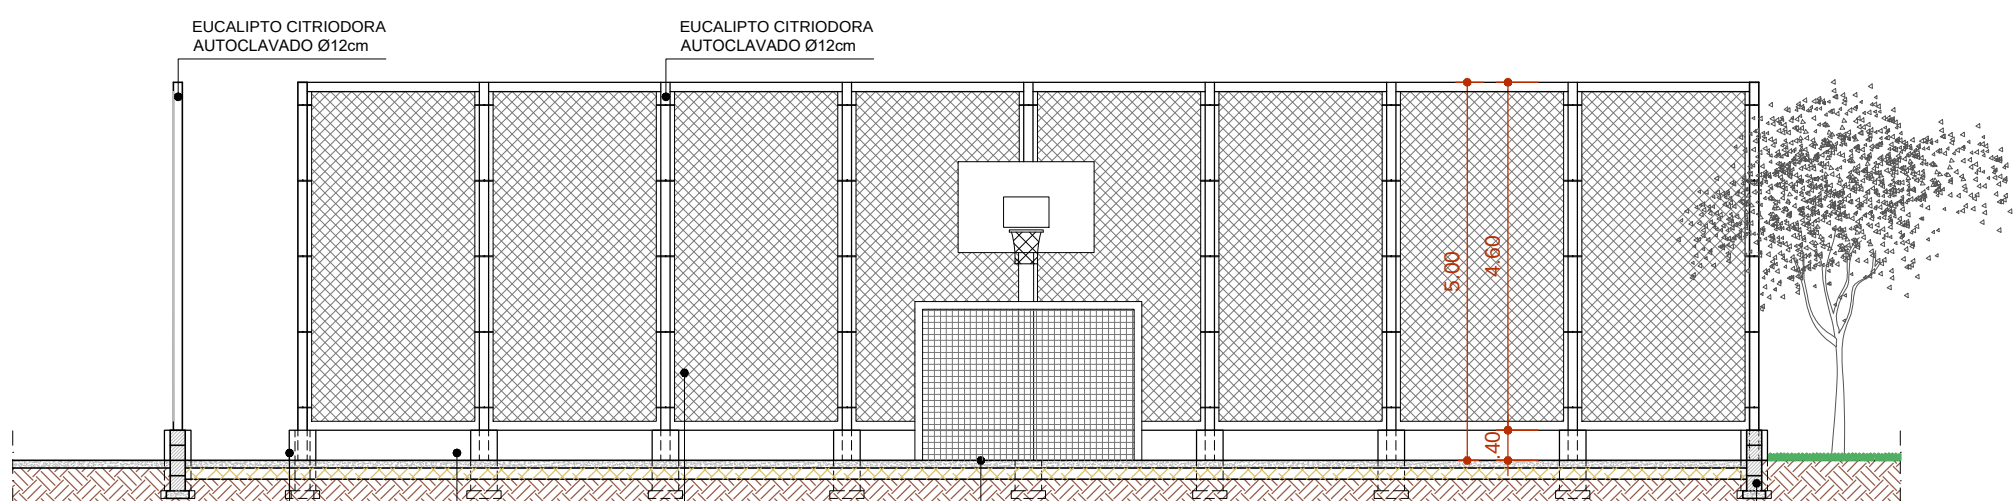


CORTE BB
ESCALA 1:100

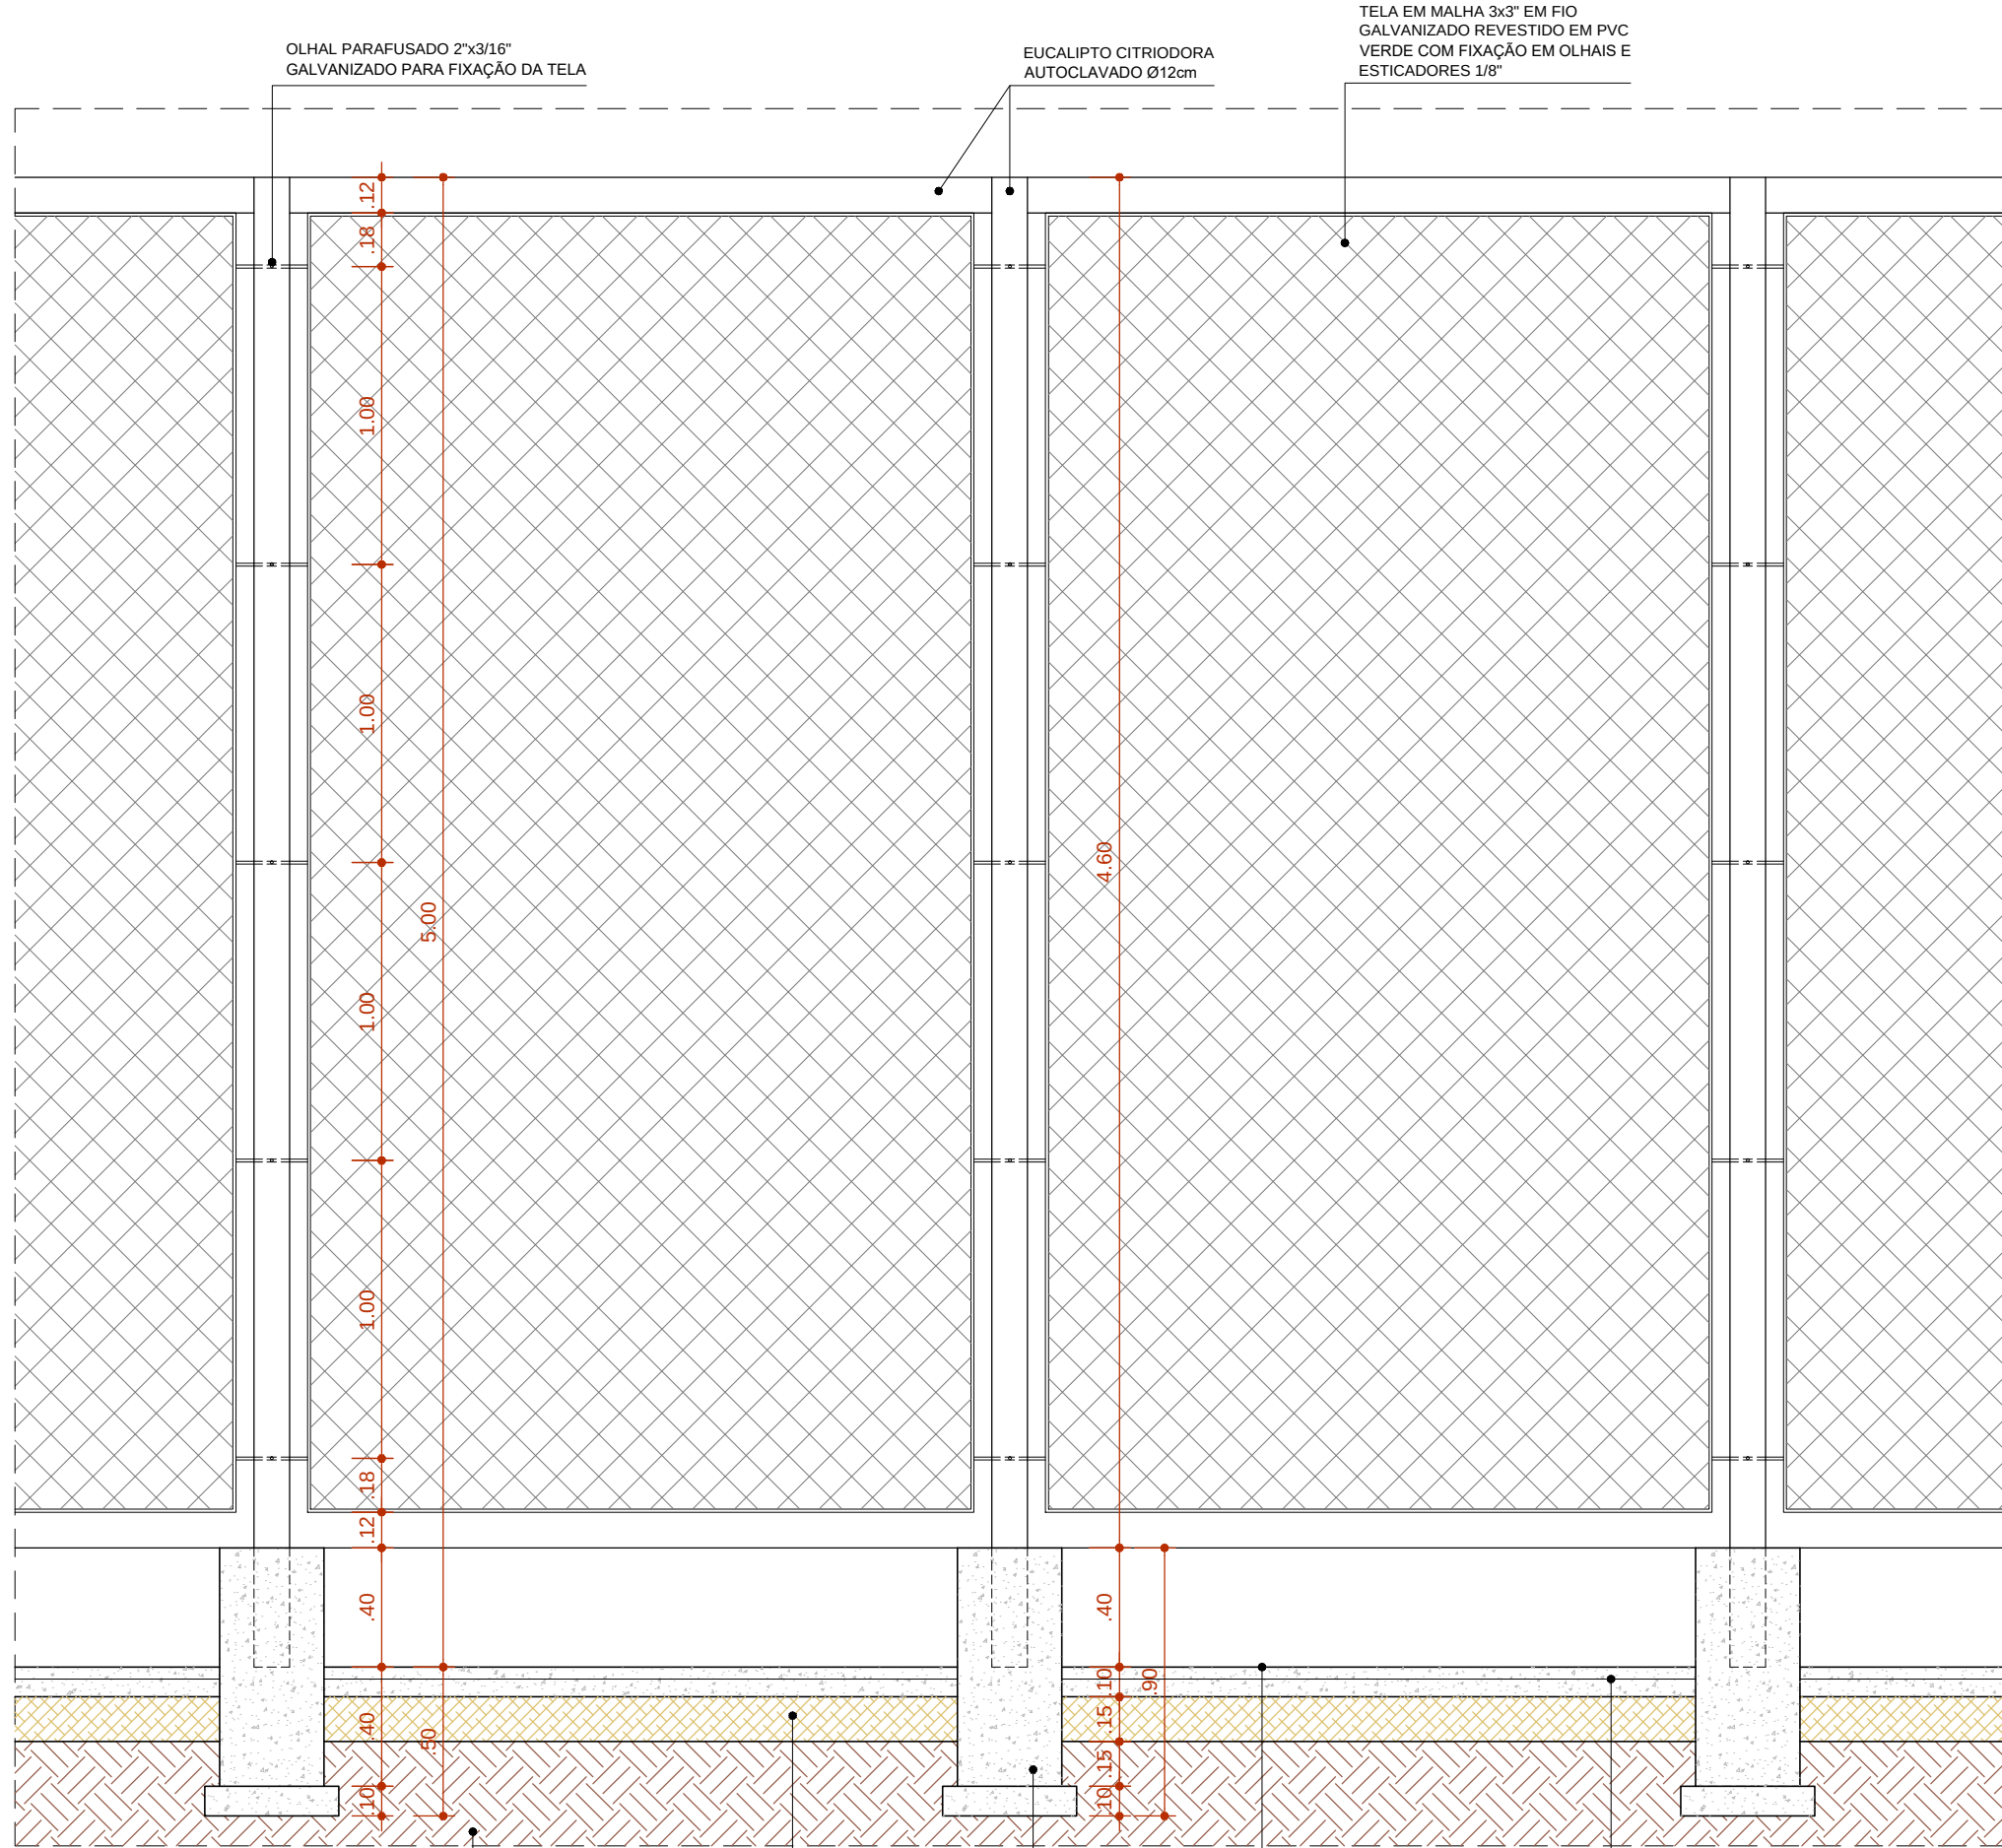


VISTA LATERAL
ESCALA 1:25

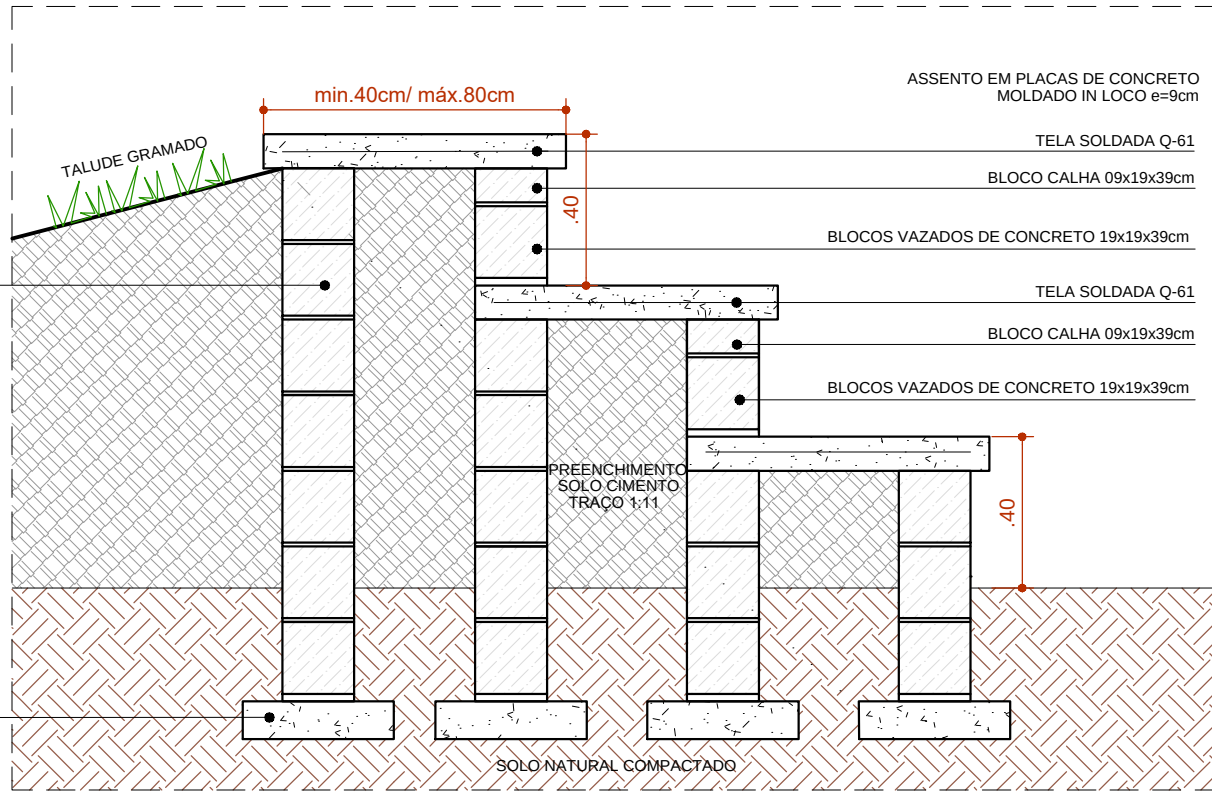


DET ARQUIBANCADA
ESCALA: 1/20

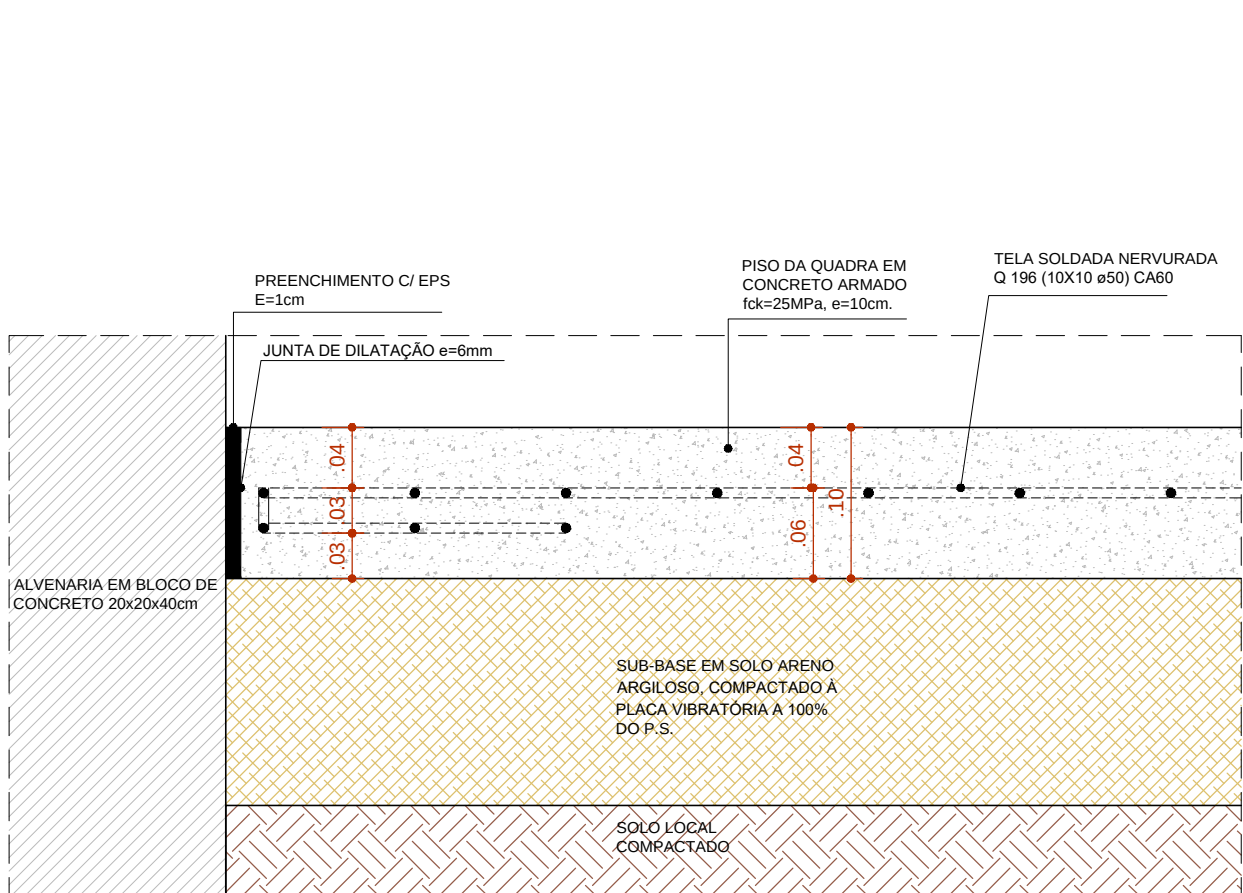


DETALHE 1 - PISO DA QUADRA
ESCALA 1:5

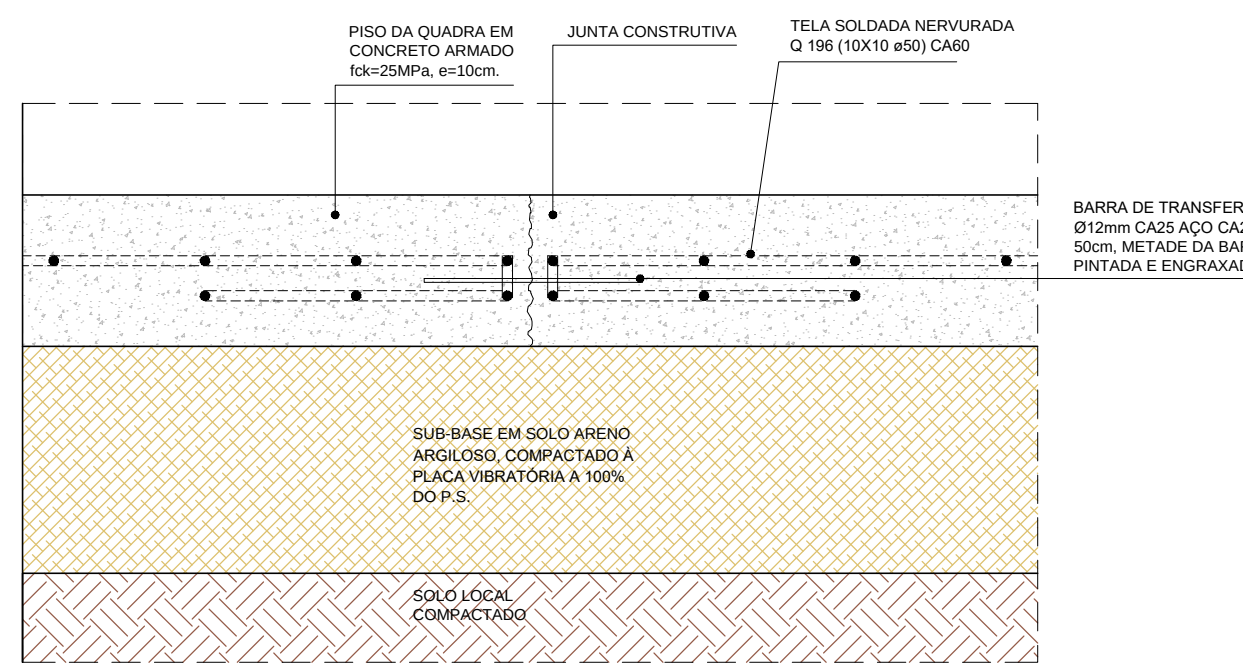


DETALHE 2 - JUNTA CONSTRUTIVA
ESCALA 1:5

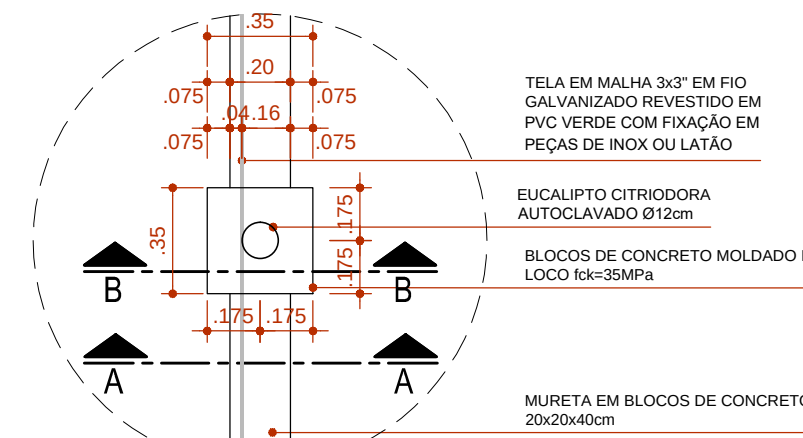

DETALHE MURETA - PLANTA BAIXA
ESCALA 1:25

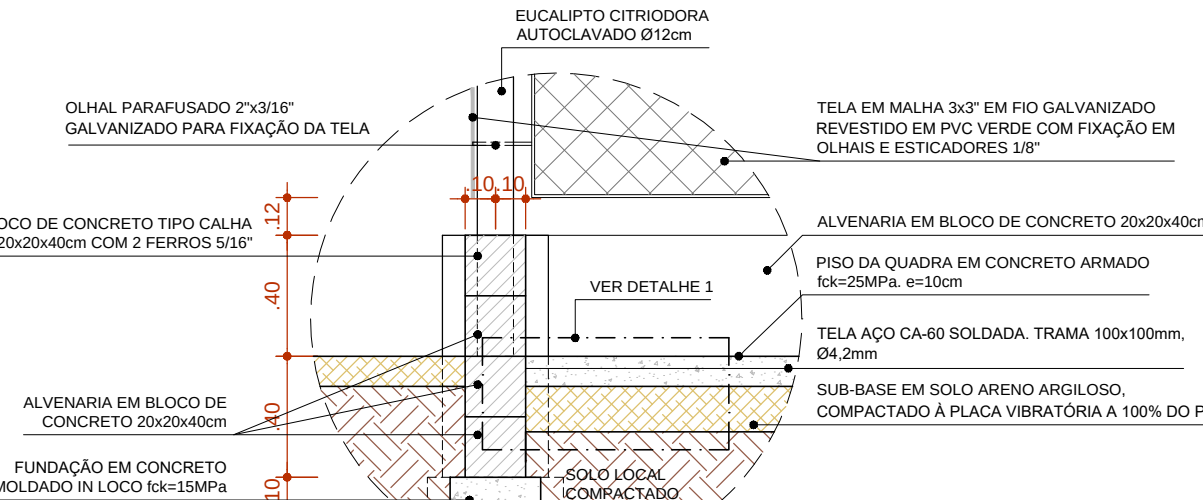

CORTE AA
ESCALA 1:25

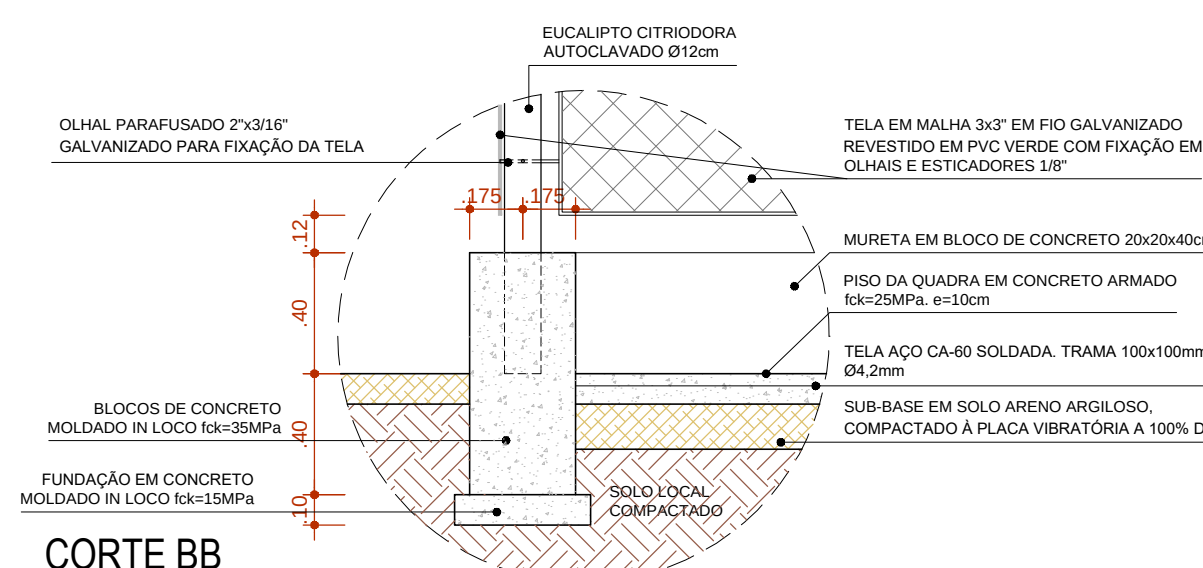

CORTE BB
ESCALA 1:25


30/09/2016	EMISSION INICIAL	FFA
DATA	DESCRIÇÃO	REVISÃO

RESPONSÁVEL CONTRATANTE:

RESPONSÁVEL CONSTRUTOR:

RESPONSÁVEL PROJETISTA: ARQ./URB. FLORIANO TRAJAZA ANGELO - CAU AT2012-0

SECRETARIA DE INFRAESTRUTURA HÍDRICA E SANEAMENTO		 GOVERNO DO ESTADO		 ffa	
PLANO URBANÍSTICO E AMBIENTAL E PROJETOS ESPECÍFICOS PARA O VETOR IPITANGA					
CONTRATANTE: SECRETARIA DE INFRAESTRUTURA HÍDRICA E SANEAMENTO - SIHS					
FASE: PROJETO EXECUTIVO		DISCIPLINA: URBANISMO		TEMA/PROJ. ESPECÍFICO: 11-DETALHAMENTO	
TÍTULO: QUADRA POLIESPORTIVA E ARQUIBANCADA				Nº TEMA - Nº PRANCHAS / TOTAL PRANCHAS 11-04 / 06	
ENDEREÇO: CASSANGÊ - SALVADOR/BA				DATA EMISSÃO INICIAL: SET/2016 ESCALA: INDICADA	
PROJETO Nº: 0365		PROJ.: DES.: DESENHO Nº		CONF.: VERIF.: APROV.:	

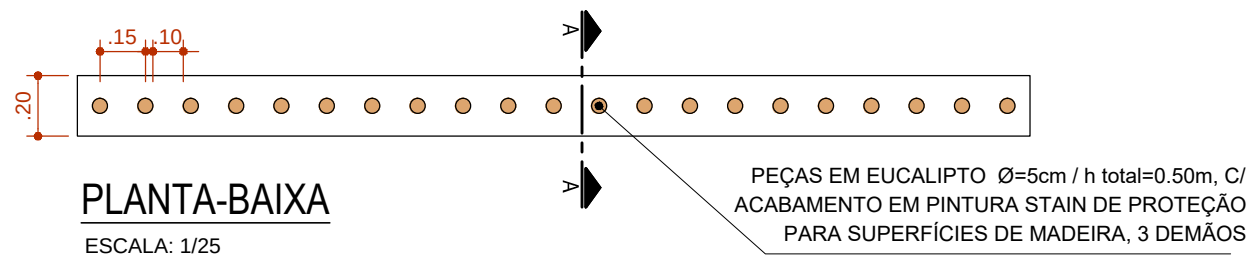

PLANTA-BAIXA
ESCALA: 1/25


PISO EMBORRACHADO COMPOSTO DE PU ALIFÁTICO (CAMADA AMORTECEDORA DE BORRACHA RECICLADA E EPDM), MOLDADO IN LOCO, COM ABSORÇÃO DE IMPACTO DE ALTURA CRÍTICA DE 1,5M, ESP=5CM DA OLIMPO OU DE MESMO DESEMPENHO TÉCNICO

BRITA 1/16" A 1/2" (Nº1) COMPACTADA (H=2CM)

BRITA 1/4" (Nº0) A 3/4" (Nº2) COMPACTADA (H=5CM)

SUB BASE EM SOLO ARENOSO FINO (H=10cm)

SOLO LOCAL REGULARIZADO E COMPACTADO

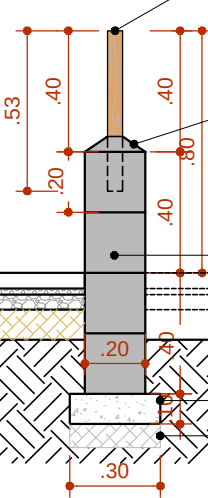

PEÇAS EM EUCALIPTO Ø=5cm / h total=0.50m, C/ ACABAMENTO EM PINTURA STAIN DE PROTEÇÃO PARA SUPERFÍCIES DE MADEIRA, 3 DEMÃOS

BLOCO DE CONCRETO TIPO CALHA 20x20x40cm COM 2 FERROS 5/16", C/ APLICAÇÃO DE FUNDO SELADOR ACRÍLICO E ACABAMENTO DE PINTURA LÁTEX ACRÍLICA

ALVENARIA EM BLOCOS DE CONCRETO 20x20x40cm, C/ APLICAÇÃO DE FUNDO SELADOR ACRÍLICO E ACABAMENTO DE PINTURA LÁTEX ACRÍLICA

CONCRETO SIMPLES, FCK = 15MPa, CONTROLE B, AMASSAMENTO C/ BETONEIRA, INCLUINDO LANÇAMENTO E VIBRAÇÃO

SOLO COMPACTADO

SEÇÃO TIPO 1 - AA

GRAMA EM PLACA SOBRE CAMADA DE TERRA VEGETAL e=5cm

20cm DE SUB BASE ARENOSO CBR>20, COMPACTADO À PLACA VIBRATÓRIA A 100% DO P.S.


MANTA GEOTÊXTIL (BIDIM OP-20 OU SIMILAR, 200g/m2)

O PISO IMPACT SOFT PLAY 25 COLADO SOBRE CONCRETO PERMEÁVEL

CONCRETO PERMEÁVEL

CAMADA DE BRITA SELECIONADA ENTRE 3/8"E 3/4", ADENSADA À PLACA VIBRATÓRIA. e=10cm

ALVENARIA EM BLOCO DE CONCRETO 20x20x40cm

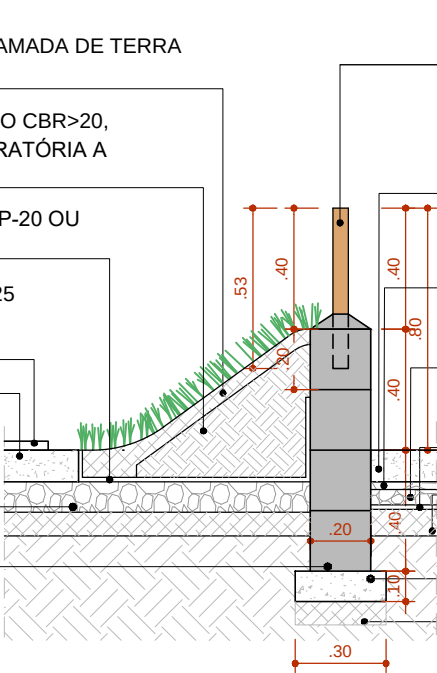

PEÇAS EM EUCALIPTO Ø=5cm / h total=0.80m

BLOCO DE CONCRETO TIPO CALHA 20x20x40cm COM 2 FERROS 5/16"

CONCRETO PERMEÁVEL

2,5cm DE CAMADA DE BRITA SELECIONADA ENTRE 1/4" E 1/2", ADENSADO COM PLACA VIBRATÓRIA.

5 cm DE BRITA SELECIONADA ENTRE 3/8"E 3/4", ADENSADO À PLACA VIBRATÓRIA.

MANTA GEOTÊXTIL (BIDIM OP-20 OU SIMILAR, 200g/m2)

SOLO LOCAL COMPACTADO A PLACA VIBRATÓRIA

CONCRETO SIMPLES, FCK= 15MPa, CONTROLE B, AMASSAMENTO C/ BETONEIRA, INCLUINDO LANÇAMENTO E VIBRAÇÃO

SOLO COMPACTADO

SEÇÃO TIPO 2 - AA
ESCALA: 1/25

PEÇAS EM EUCALIPTO Ø=5cm / h total=0.50m, C/ ACABAMENTO EM PINTURA STAIN DE PROTEÇÃO PARA SUPERFÍCIES DE MADEIRA, 3 DEMÃOS

NÍVEL PAVIMENTAÇÃO PROPOSTA

PROJEÇÃO BASE DA ALVENARIA

ELEVAÇÃO TIPO - FRONTAL
ESCALA: 1/25

30/09/2016	EMIÇÃO INICIAL	FFA
DATA	DESCRIÇÃO	REVISÃO

RESPONSÁVEL CONTRATANTE:

RESPONSÁVEL CONSTRUTOR:

RESPONSÁVEL PROJETISTA: ARQ./URB. FLORIANO FREAZA AMOEDO - CAU A12012-0

SECRETARIA DE INFRAESTRUTURA HÍDRICA E SANEAMENTO

BAHIA GOVERNO DO ESTADO

Consórcio HYDROS ffa

PLANO URBANÍSTICO E AMBIENTAL E PROJETOS ESPECÍFICOS PARA O VETOR IPITANGA

CONTRATANTE:
SECRETARIA DE INFRAESTRUTURA HÍDRICA E SANEAMENTO - SIHS


FASE: PROJETO EXECUTIVO DISCIPLINA: URBANISMO TEMA/PROJ. ESPECÍFICO: 11-DETALHAMENTO

TÍTULO: FECHAMENTO DE ÁREA INFANTIL Nº TEMA - Nº PRANCHA / TOTAL PRANCHAS: 11-05 / 06


ENDEREÇO: CASSANGE - SALVADOR/BA DATA EMISSÃO INICIAL: SET/2016 ESCALA: 1:25

PROJETO Nº: 0365	PROJ.:	DES.:	DESENHO Nº
CONF.:	VERIF.:	APROV.:	


CASINHA DO TARZAN

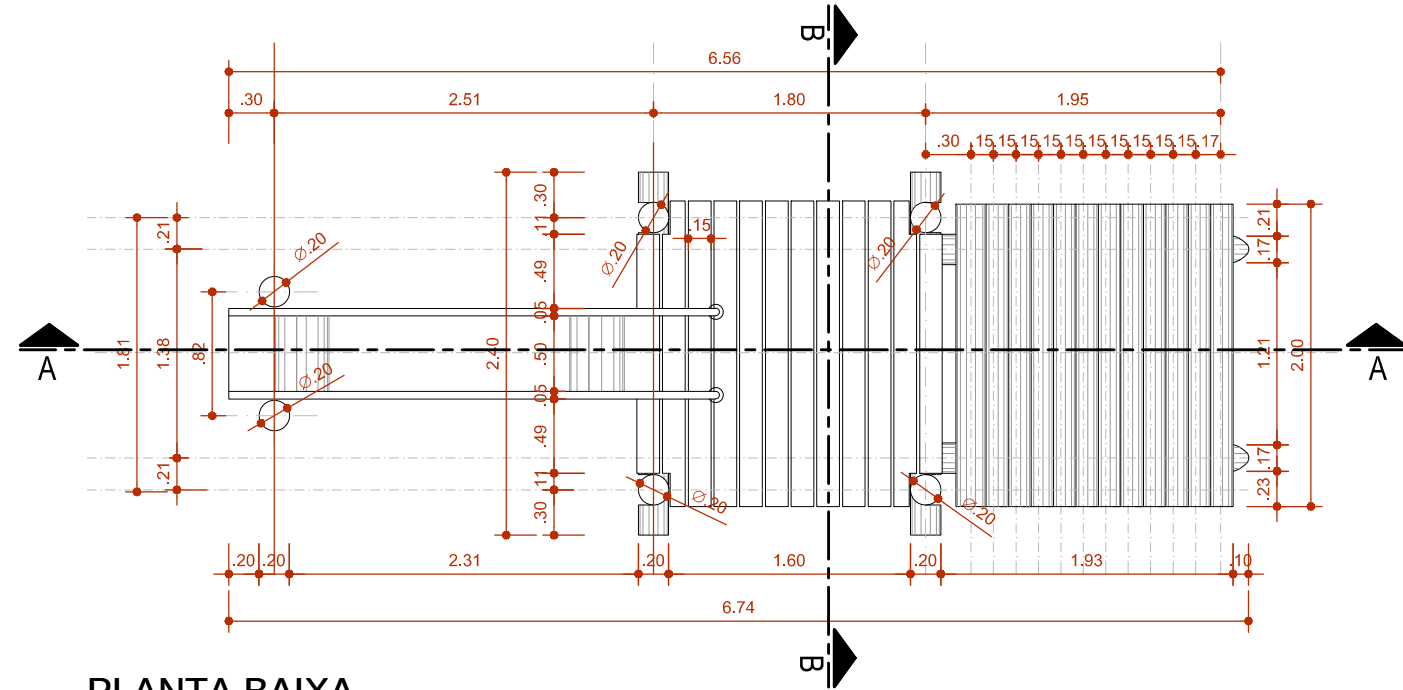

PLANTA BAIXA
ESCALA: 1/50

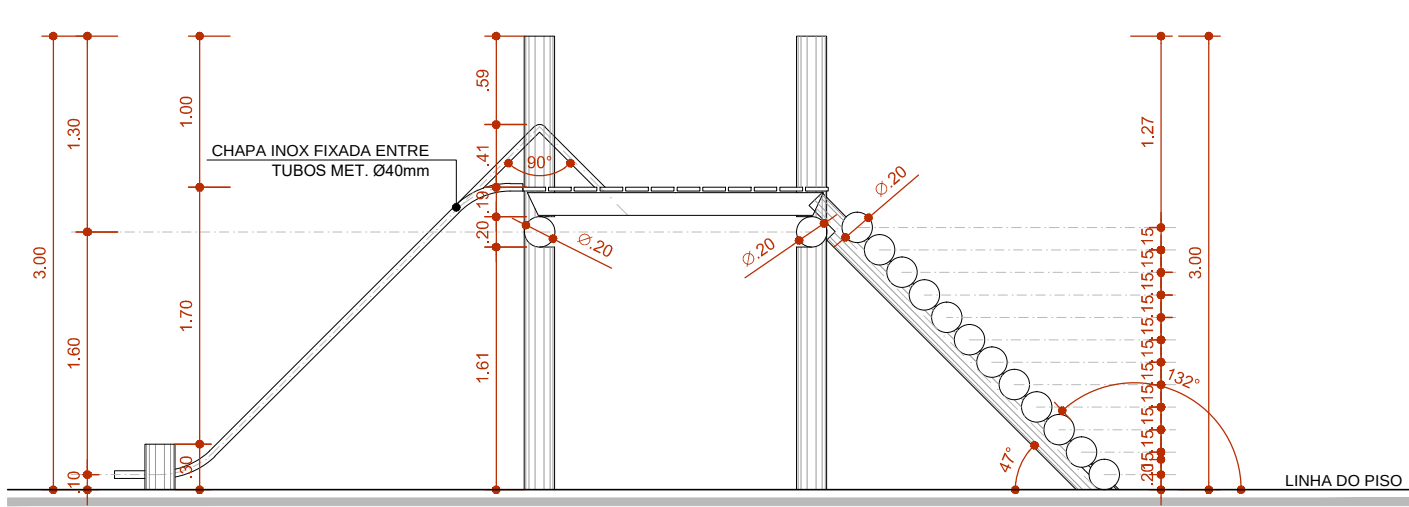


SEÇÃO A-A'
ESCALA: 1/50

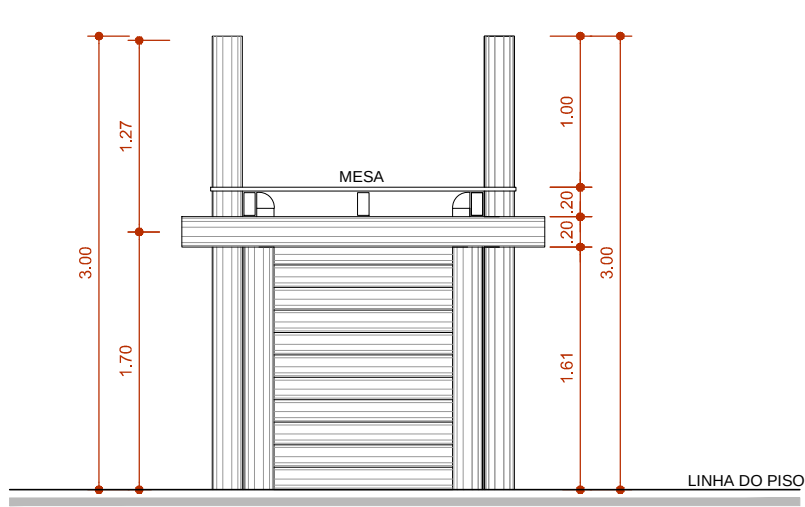


SEÇÃO B-B'
ESCALA: 1/50


GANGORRA

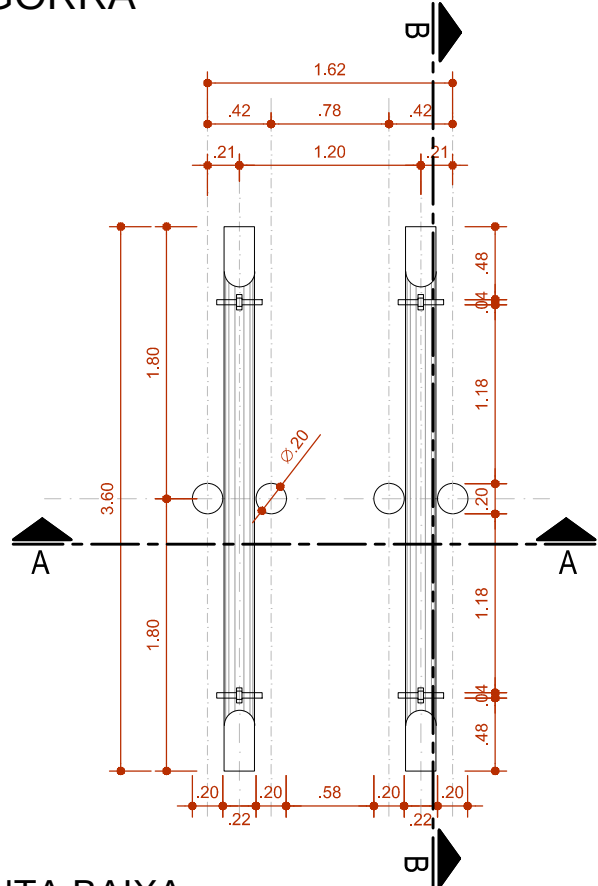

PLANTA BAIXA
ESCALA: 1/50

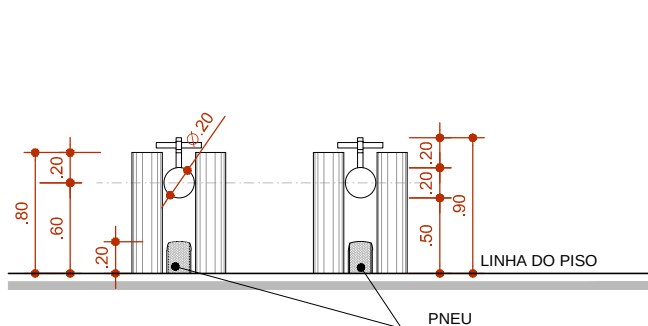


SEÇÃO A-A'
ESCALA: 1/50

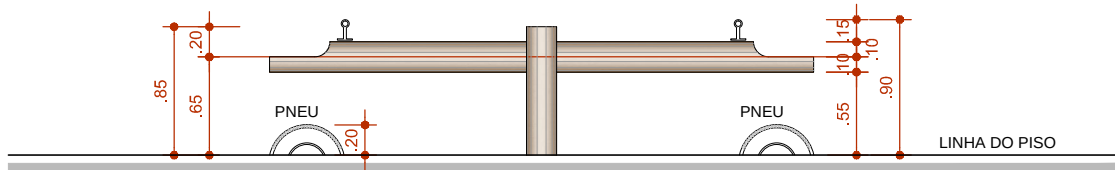


SEÇÃO B-B'
ESCALA: 1/50


ESCALADA

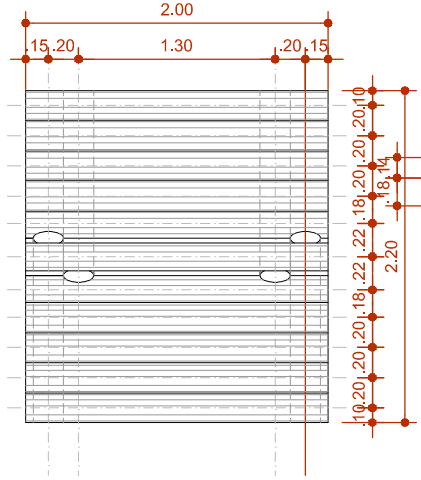

PLANTA BAIXA
ESCALA: 1/50

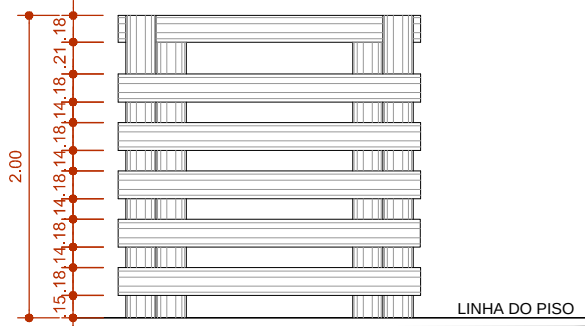


VISTA FRONTAL
ESCALA: 1/50

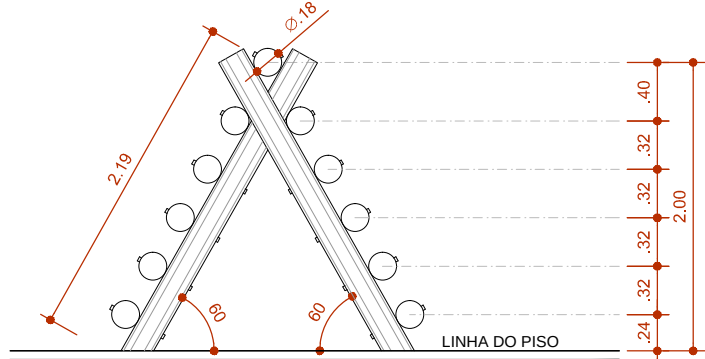


VISTA LATERAL
ESCALA: 1/50


BALANÇO DUPLO

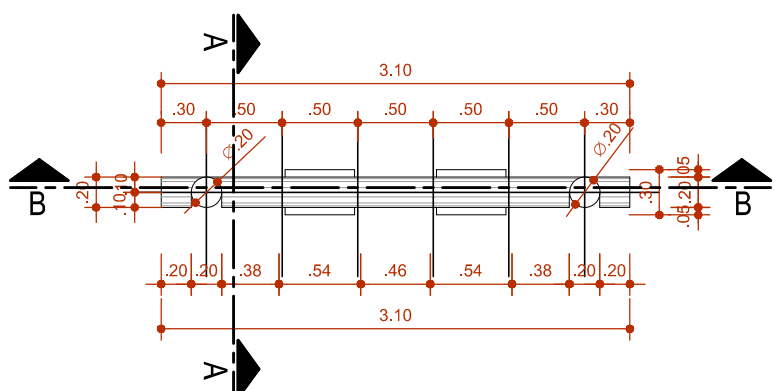

PLANTA BAIXA
ESCALA: 1/50

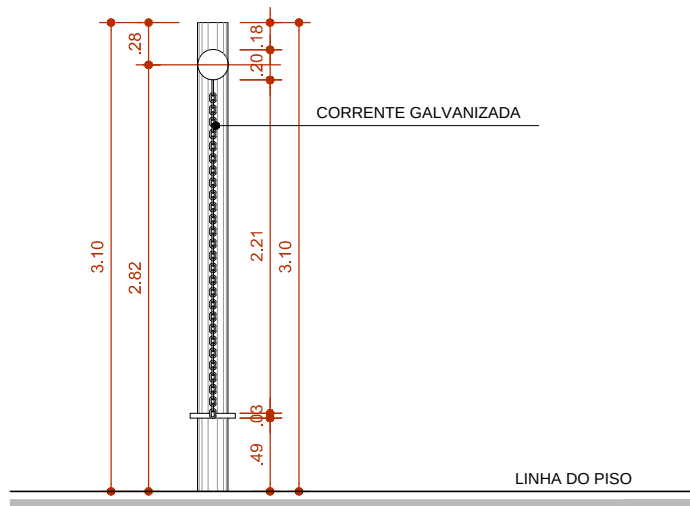

SEÇÃO A-A'
ESCALA: 1/50

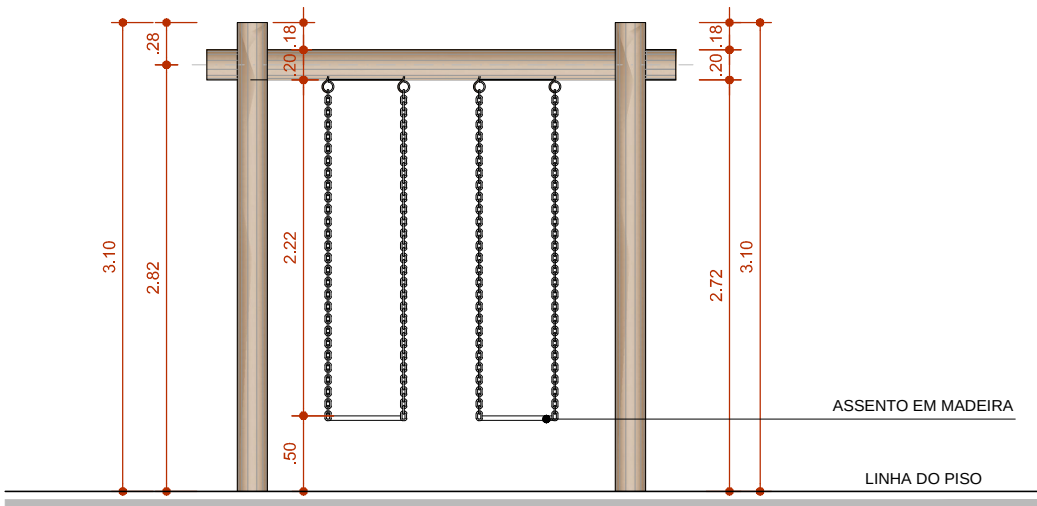

SEÇÃO B-B'
ESCALA: 1/50

30/09/2016	EMIÇÃO INICIAL	FFA
DATA	DESCRIÇÃO	REVISÃO

RESPONSÁVEL CONTRATANTE:

RESPONSÁVEL CONSTRUTOR:

RESPONSÁVEL PROJETISTA: ARQ./URB. FLORIANO FREAZA AMOEDO - CAU /12012-0

SECRETARIA DE INFRAESTRUTURA HÍDRICA E SANEAMENTO

BAHIA GOVERNO DO ESTADO

Consórcio

HYDROS

ffa

PLANO URBANÍSTICO E AMBIENTAL
E PROJETOS ESPECÍFICOS PARA O VETOR IPITANGA

CONTRATANTE:
SECRETARIA DE INFRAESTRUTURA HÍDRICA E SANEAMENTO - SIHS




FASE: PROJETO EXECUTIVO DISCIPLINA: URBANISMO TEMA/PROJ. ESPECÍFICO: 11-DETALHAMENTO

TÍTULO: BRINQUEDOS PARQUE INFANTIL Nº TEMA - Nº PRANCHA / TOTAL PRANCHAS: 11-06 / 06

ENDEREÇO: CASSANGE - SALVADOR/BA DATA EMISSÃO INICIAL: SET/2016 ESCALA: INDICADA

PROJETO Nº: 0365 PROJ.: DES.: DESENHO Nº

CONF.: VERIF.: APROV.:

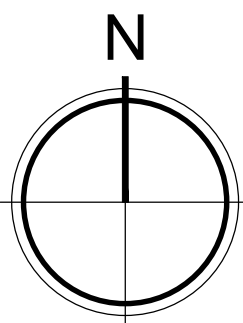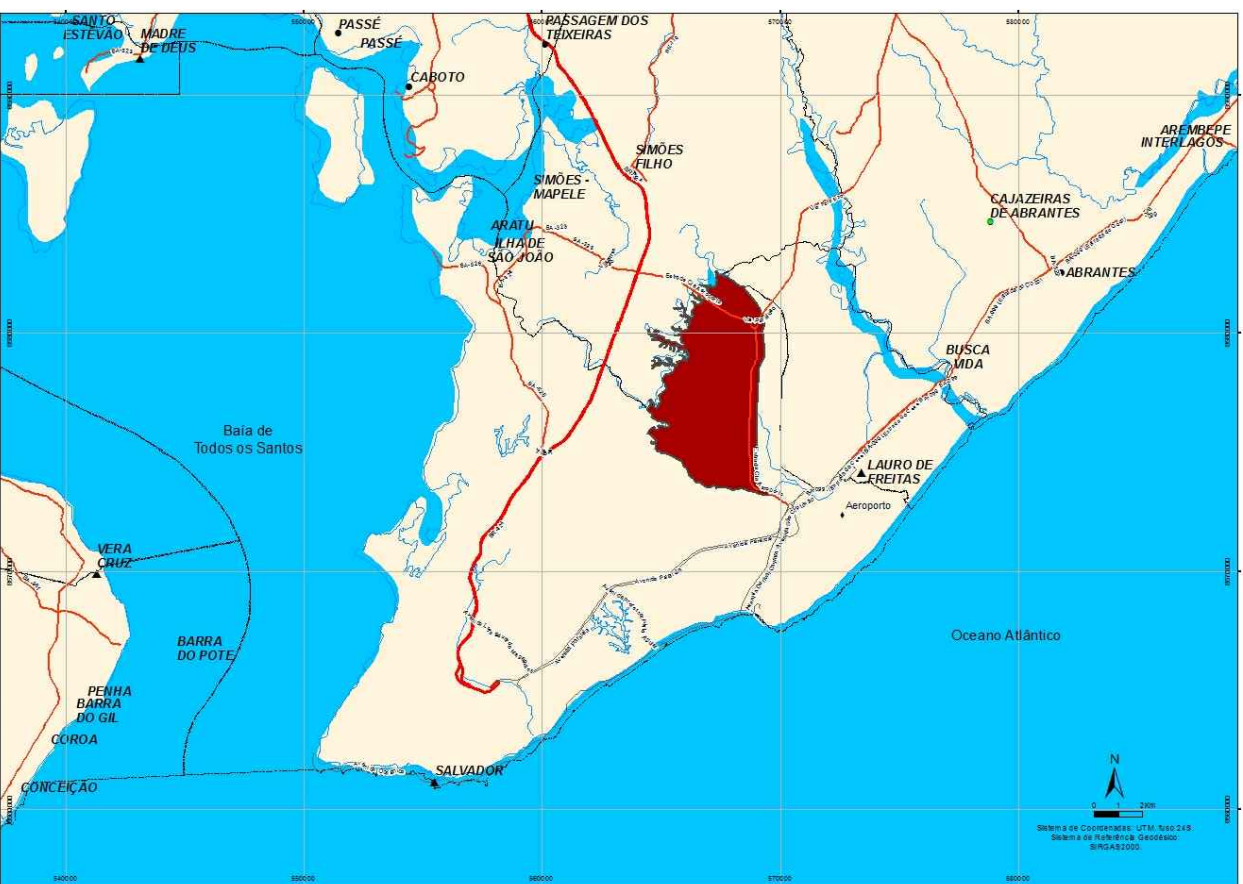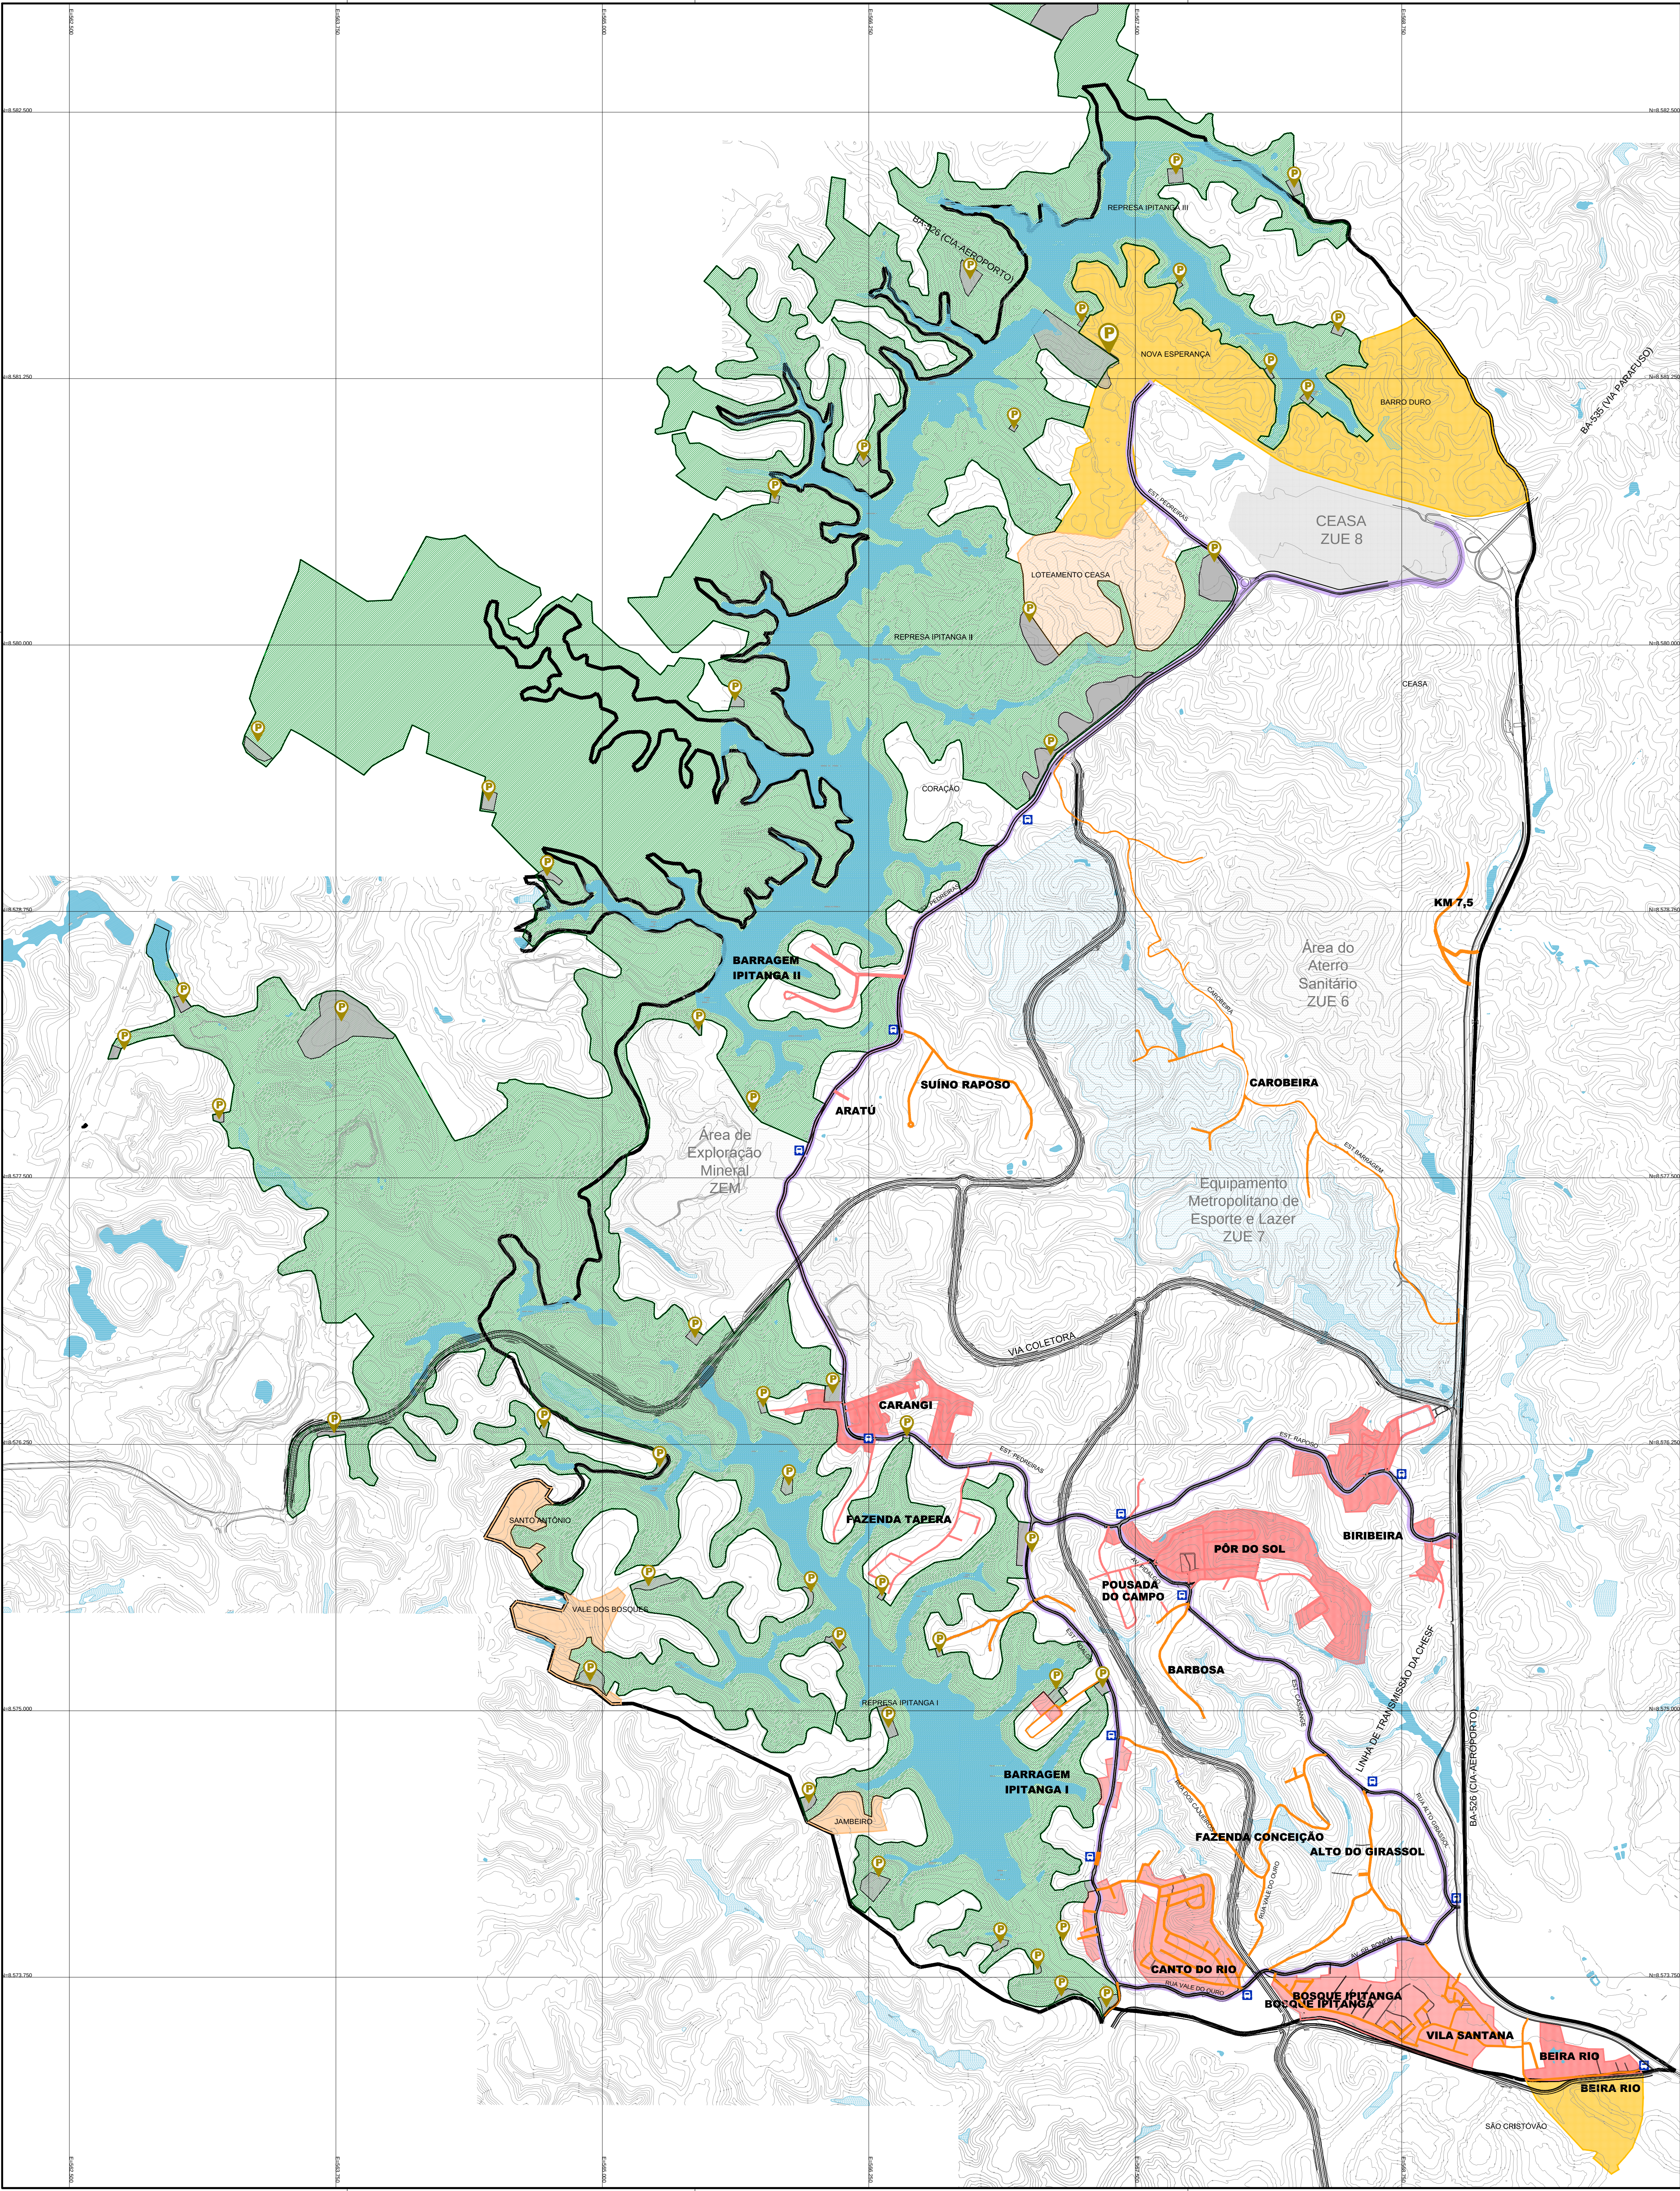

LEGENDA			
	VÍARIO PRINCIPAL		CICLOVIA MONITORAMENTO PARQUE
	VÍARIO PROJETOS ESPECÍFICOS GRUPO 1		VÍARIO PROJETOS ESPECÍFICOS GRUPO 2
	ZEIS EXISTENTE		ZEIS PROPOSTA
	ZEIS PROPOSTA COM PROJETOS ESPECÍFICOS		ÁREA PARQUE ESTADUAL DO IPITANGA - UPI
	EQUIPAMENTO METROPOLITANO DE ESPORTE E LAZER		
	PARADA ÔNIBUS		PORTAIS PARQUE DO IPITANGA

ZONA ESPECIAL DE INTERESSE SOCIAL
ÁREAS POSSÍVEIS DE REDE OCUPADAS ESTIMADAS A PARTIR DE INFORMAÇÕES LEVANTADAS EM CAMPO POR FOTOS

20/04/2016	REVISÃO FFA	FFA
23/12/2015	EMIÇÃO INICIAL	FFA
DATA	DESCRIÇÃO	REVISÃO

RESPONSÁVEL CONTRATANTE:

RESPONSÁVEL CONSTRUTOR:

RESPONSÁVEL PROJETISTA: ARGILURB, FLORIANO FREIZA AMARDO - CAU A120140



PLANO URBANÍSTICO E AMBIENTAL E PROJETOS ESPECÍFICOS PARA O VETOR IPITANGA

CONTRATANTE:
SECRETARIA DE INFRAESTRUTURA HÍDRICA E SANEAMENTO - SIHS


FASE: PROJETO EXECUTIVO DISCIPLINA: URBANISMO TEMA/PROJ. ESPECÍFICO: 1-PLANTA GERAL

TÍTULO: PLANTA DE LOCALIZAÇÃO Nº TEMA - Nº PRANCHAS / TOTAL PRANCHAS: 1-01 / 01

ENDEREÇO: CASSANGUE SALVADOR/BA ESCALA: 1:12500




PROJETO: 0305 DES: DESENHO Nº

CONF: VERIF: APROV:

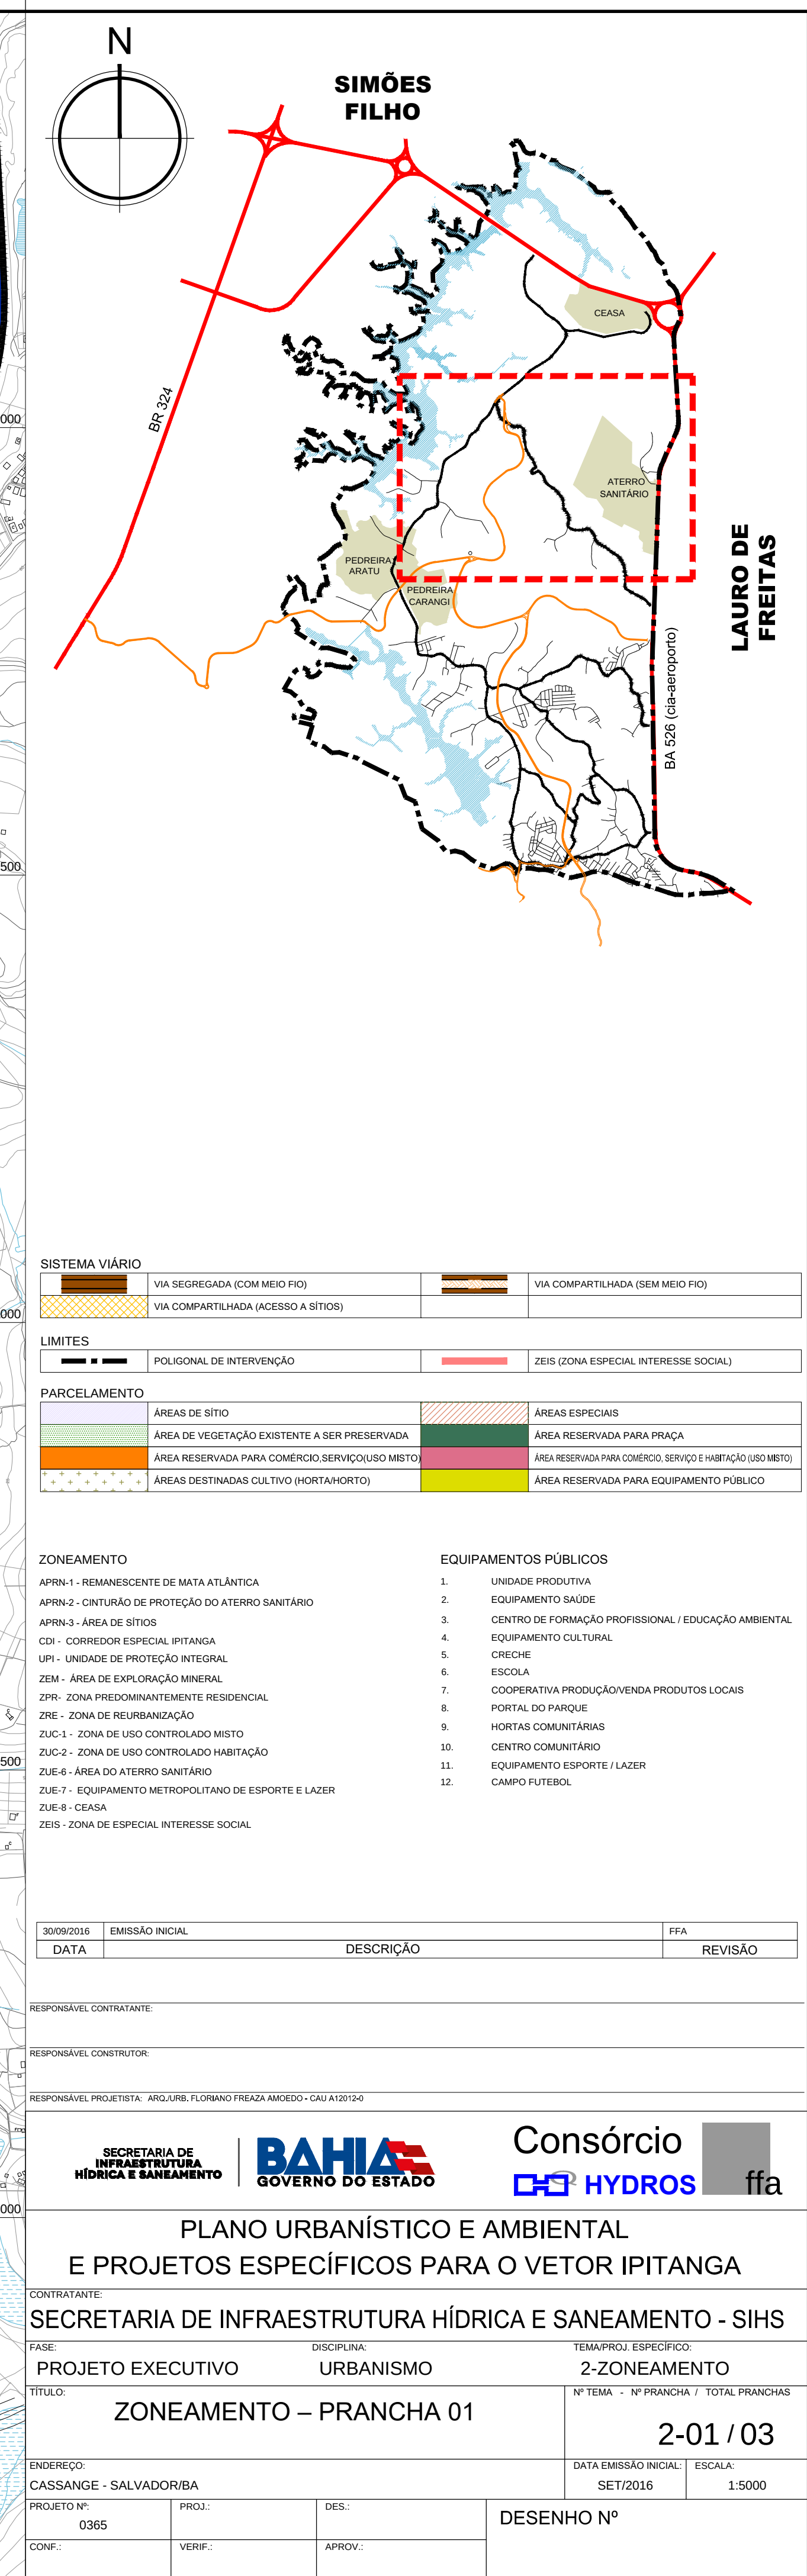





PÔR DO SOL TRECHO 1
ESCALA 1:1000

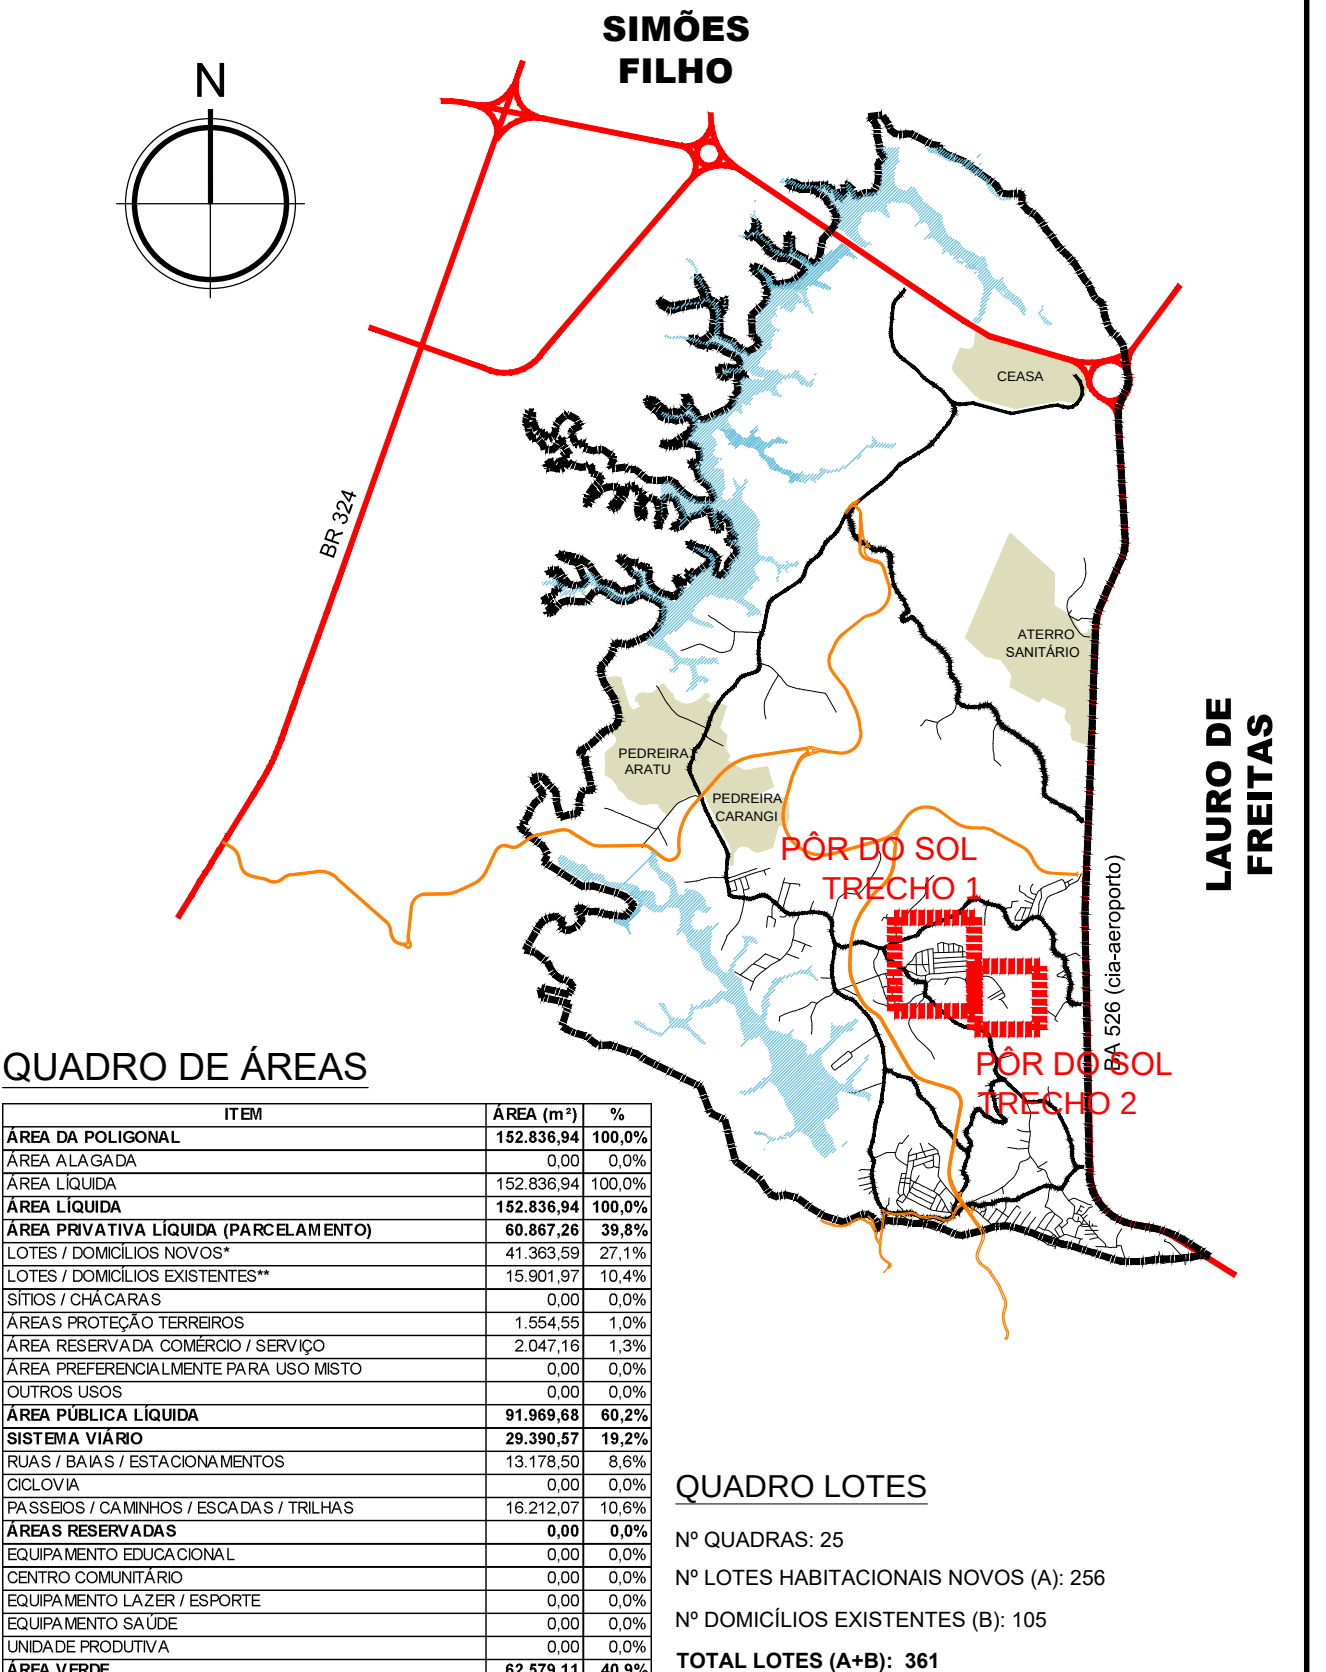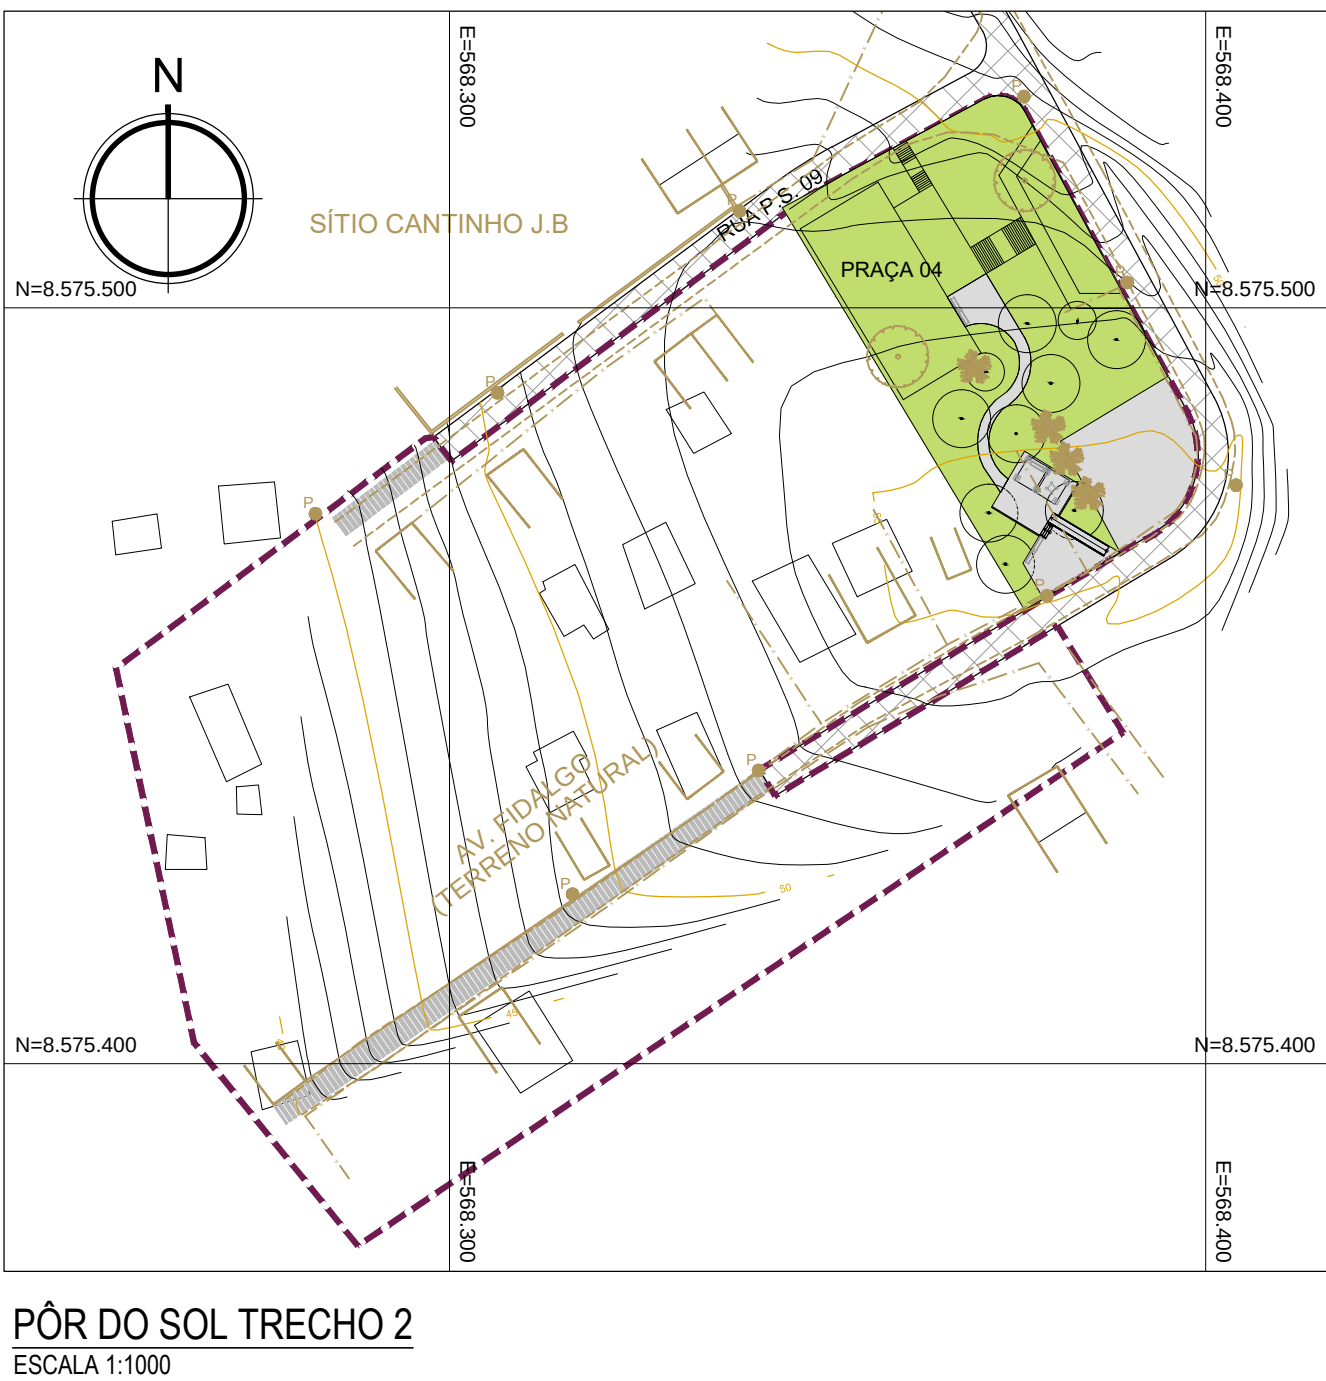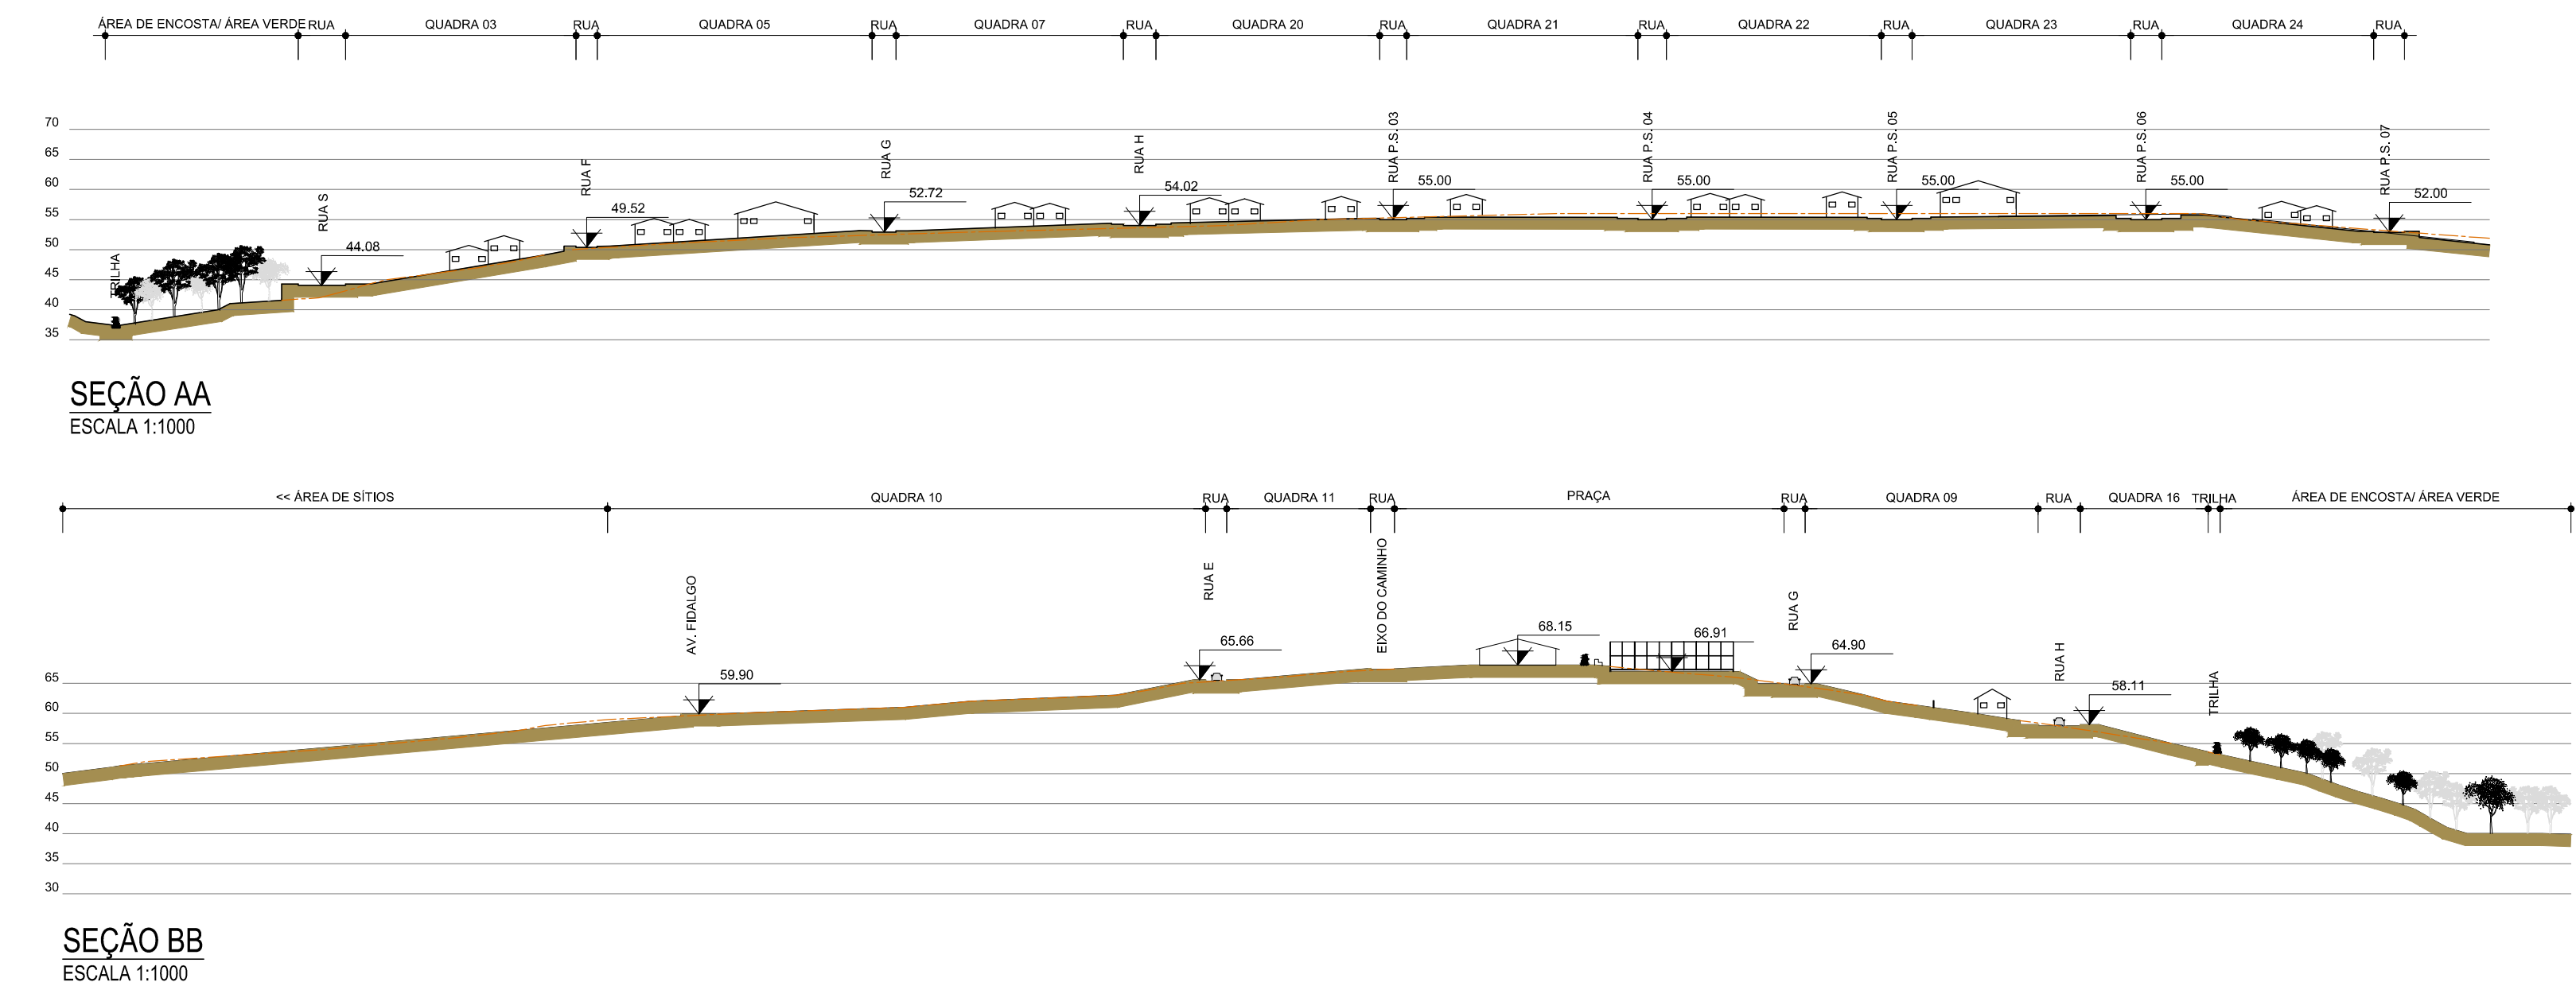


QUADRO DE ÁREAS	
ITEM	ÁREA (m²)
ÁREA DA POLIGONAL	152.834,16
ÁREA ALAGADA	0,00
ÁREA LÍQUIDA	152.834,16
ÁREA PÚBLICA LÍQUIDA	152.834,16
ÁREA PRIVATIVA LÍQUIDA (PARCELAMENTO)	66.967,26
LOTES / DOMÍLIOS NOVOS**	41.383,58
LOTES / DOMÍLIOS EXISTENTES**	15.583,67
SÍTIO CHACARA	0,00
ÁREA DE PROTEÇÃO TERREIROS	1.504,55
ÁREA RESERVADA COMÉRCIO / SERVIÇO	2.047,18
ÁREA PREFERENCIALMENTE PARA USO MISTO	0,00
OUTROS USOS	0,00
ÁREA PÚBLICA LÍQUIDA	91.999,88
SISTEMA VIÁRIO	29.390,37
RUA / BAIA / ESTACIONAMENTOS	13.178,50
CELSÓVIA	0,00
PASSEIOS / CAMINHOS / ESCADAS / TRILHAS	16.212,87
ÁREAS RESERVADAS	4,48
EQUIPAMENTO EDUCACIONAL	0,00
CENTRO COMUNITÁRIO	0,00
EQUIPAMENTO LAZER / ESPORTE	0,00
EQUIPAMENTO SAÚDE	0,00
UNIDADE PRODUTIVA	0,00
ÁREA VERDE	62.579,11
CANTEIROS / JARDINS	4.701,39
ÁREAS DESTINADAS PARA CULTIVO (HORTA / HORTAS)	9.191,27
ÁREA ENCOSTA / ÁREA VERDE ARB	48.686,44

QUADRO LOTES	
Nº QUADRAS: 25	Nº LOTES HABITACIONAIS NOVOS (A): 256
Nº DOMÍLIOS EXISTENTES (B): 105	TOTAL LOTES (A+B): 361

30/09/2016	EMISSION INICIAL	FFA
DATA	DESCRIÇÃO	REVISÃO
RESPONSÁVEL CONTRATANTE:		
RESPONSÁVEL CONSTRUTOR:		
RESPONSÁVEL PROJETISTA: ARQUILUX FLORENÇA / PRAÇA ARREDO - CAU 1051210		
SECRETARIA DE INFRAESTRUTURA HÍDRICA E SANEAMENTO		
BAHIA GOVERNO DO ESTADO		
Consórcio CHY HYDROS ffa		
PLANO URBANÍSTICO E AMBIENTAL E PROJETOS ESPECÍFICOS PARA O VETOR IPITANGA		
SECRETARIA DE INFRAESTRUTURA HÍDRICA E SANEAMENTO - SIHS		
CONTRATANTE:		
FASE:	DISCIPLINA:	TEMPO/PROJ. ESPECÍFICO:
PROJETO EXECUTIVO	URBANISMO	3-PÔR DO SOL
TÍTULO:	Nº TEMA - Nº PRANCHAS / TOTAL PRANCHAS	
PARTIDO URBANÍSTICO	3-01 / 06	
ENDEREÇO:	DATA EMISSÃO INICIAL:	ESCALA:
ESTRADA DO RAPOSO-CASSANGE SALVADOR/BA	SET/2016	1:1000
PROJETO Nº:	PROJ.:	DES.:
0365		
CONF.:	VERIF.:	APROV.:
DESENHO Nº		

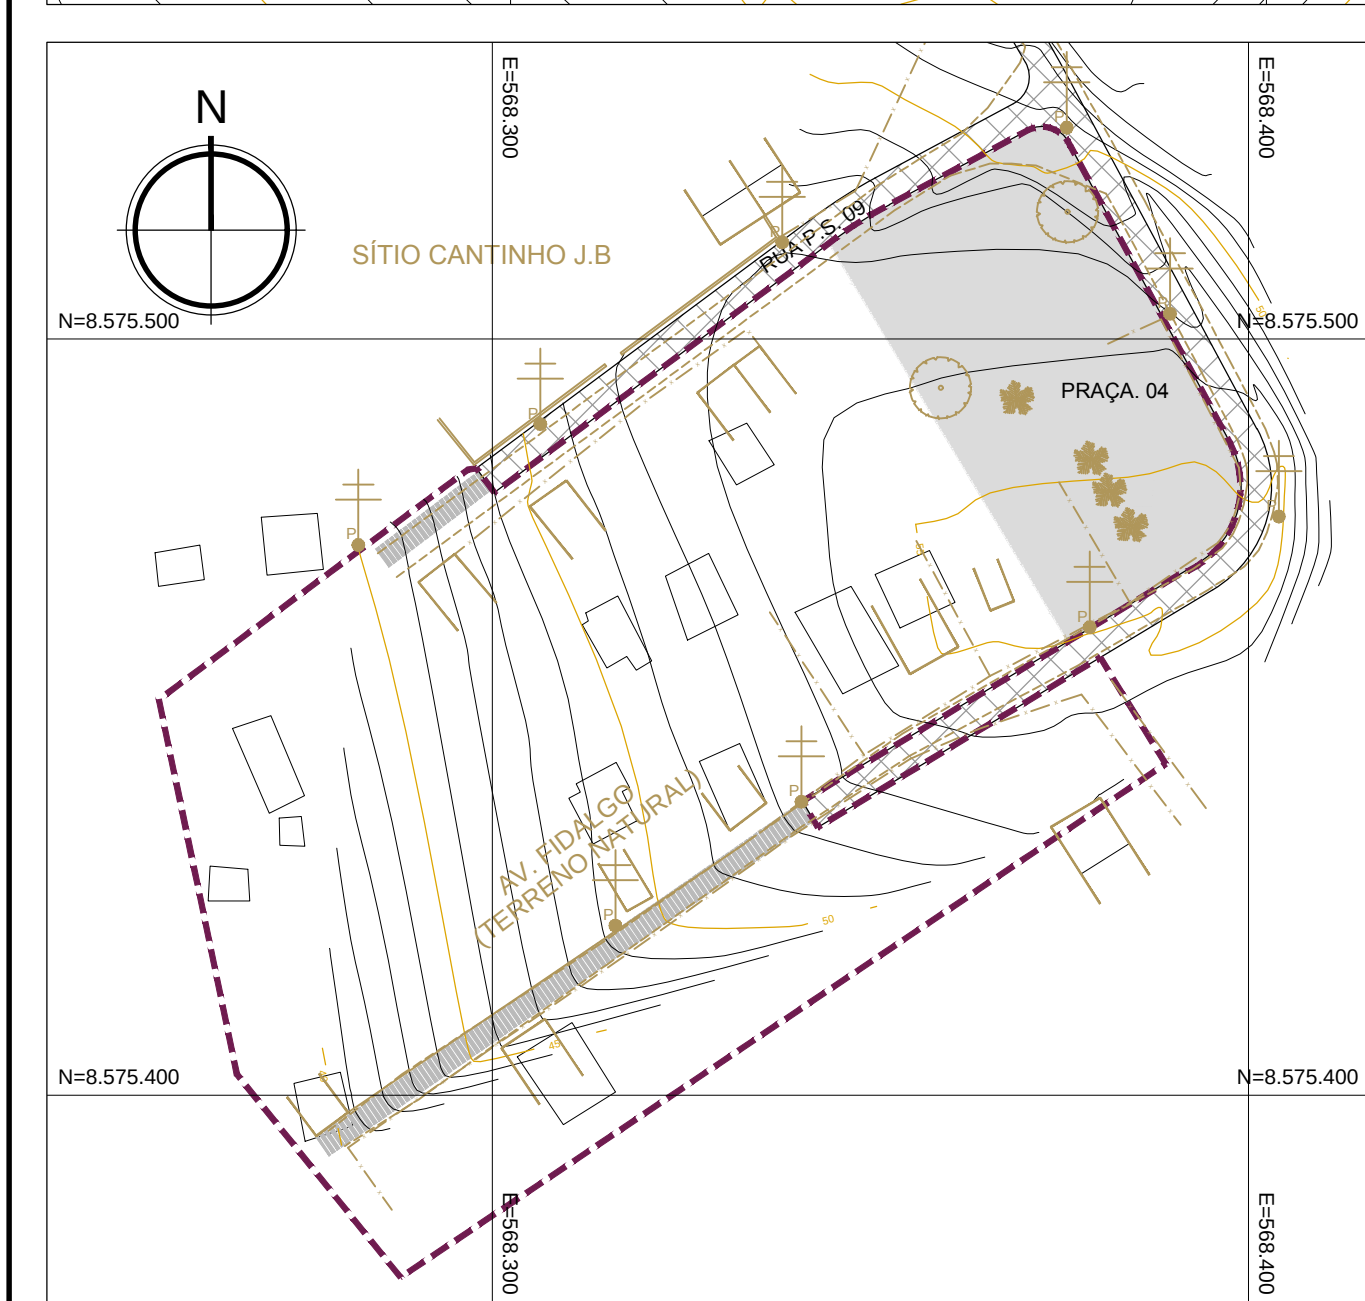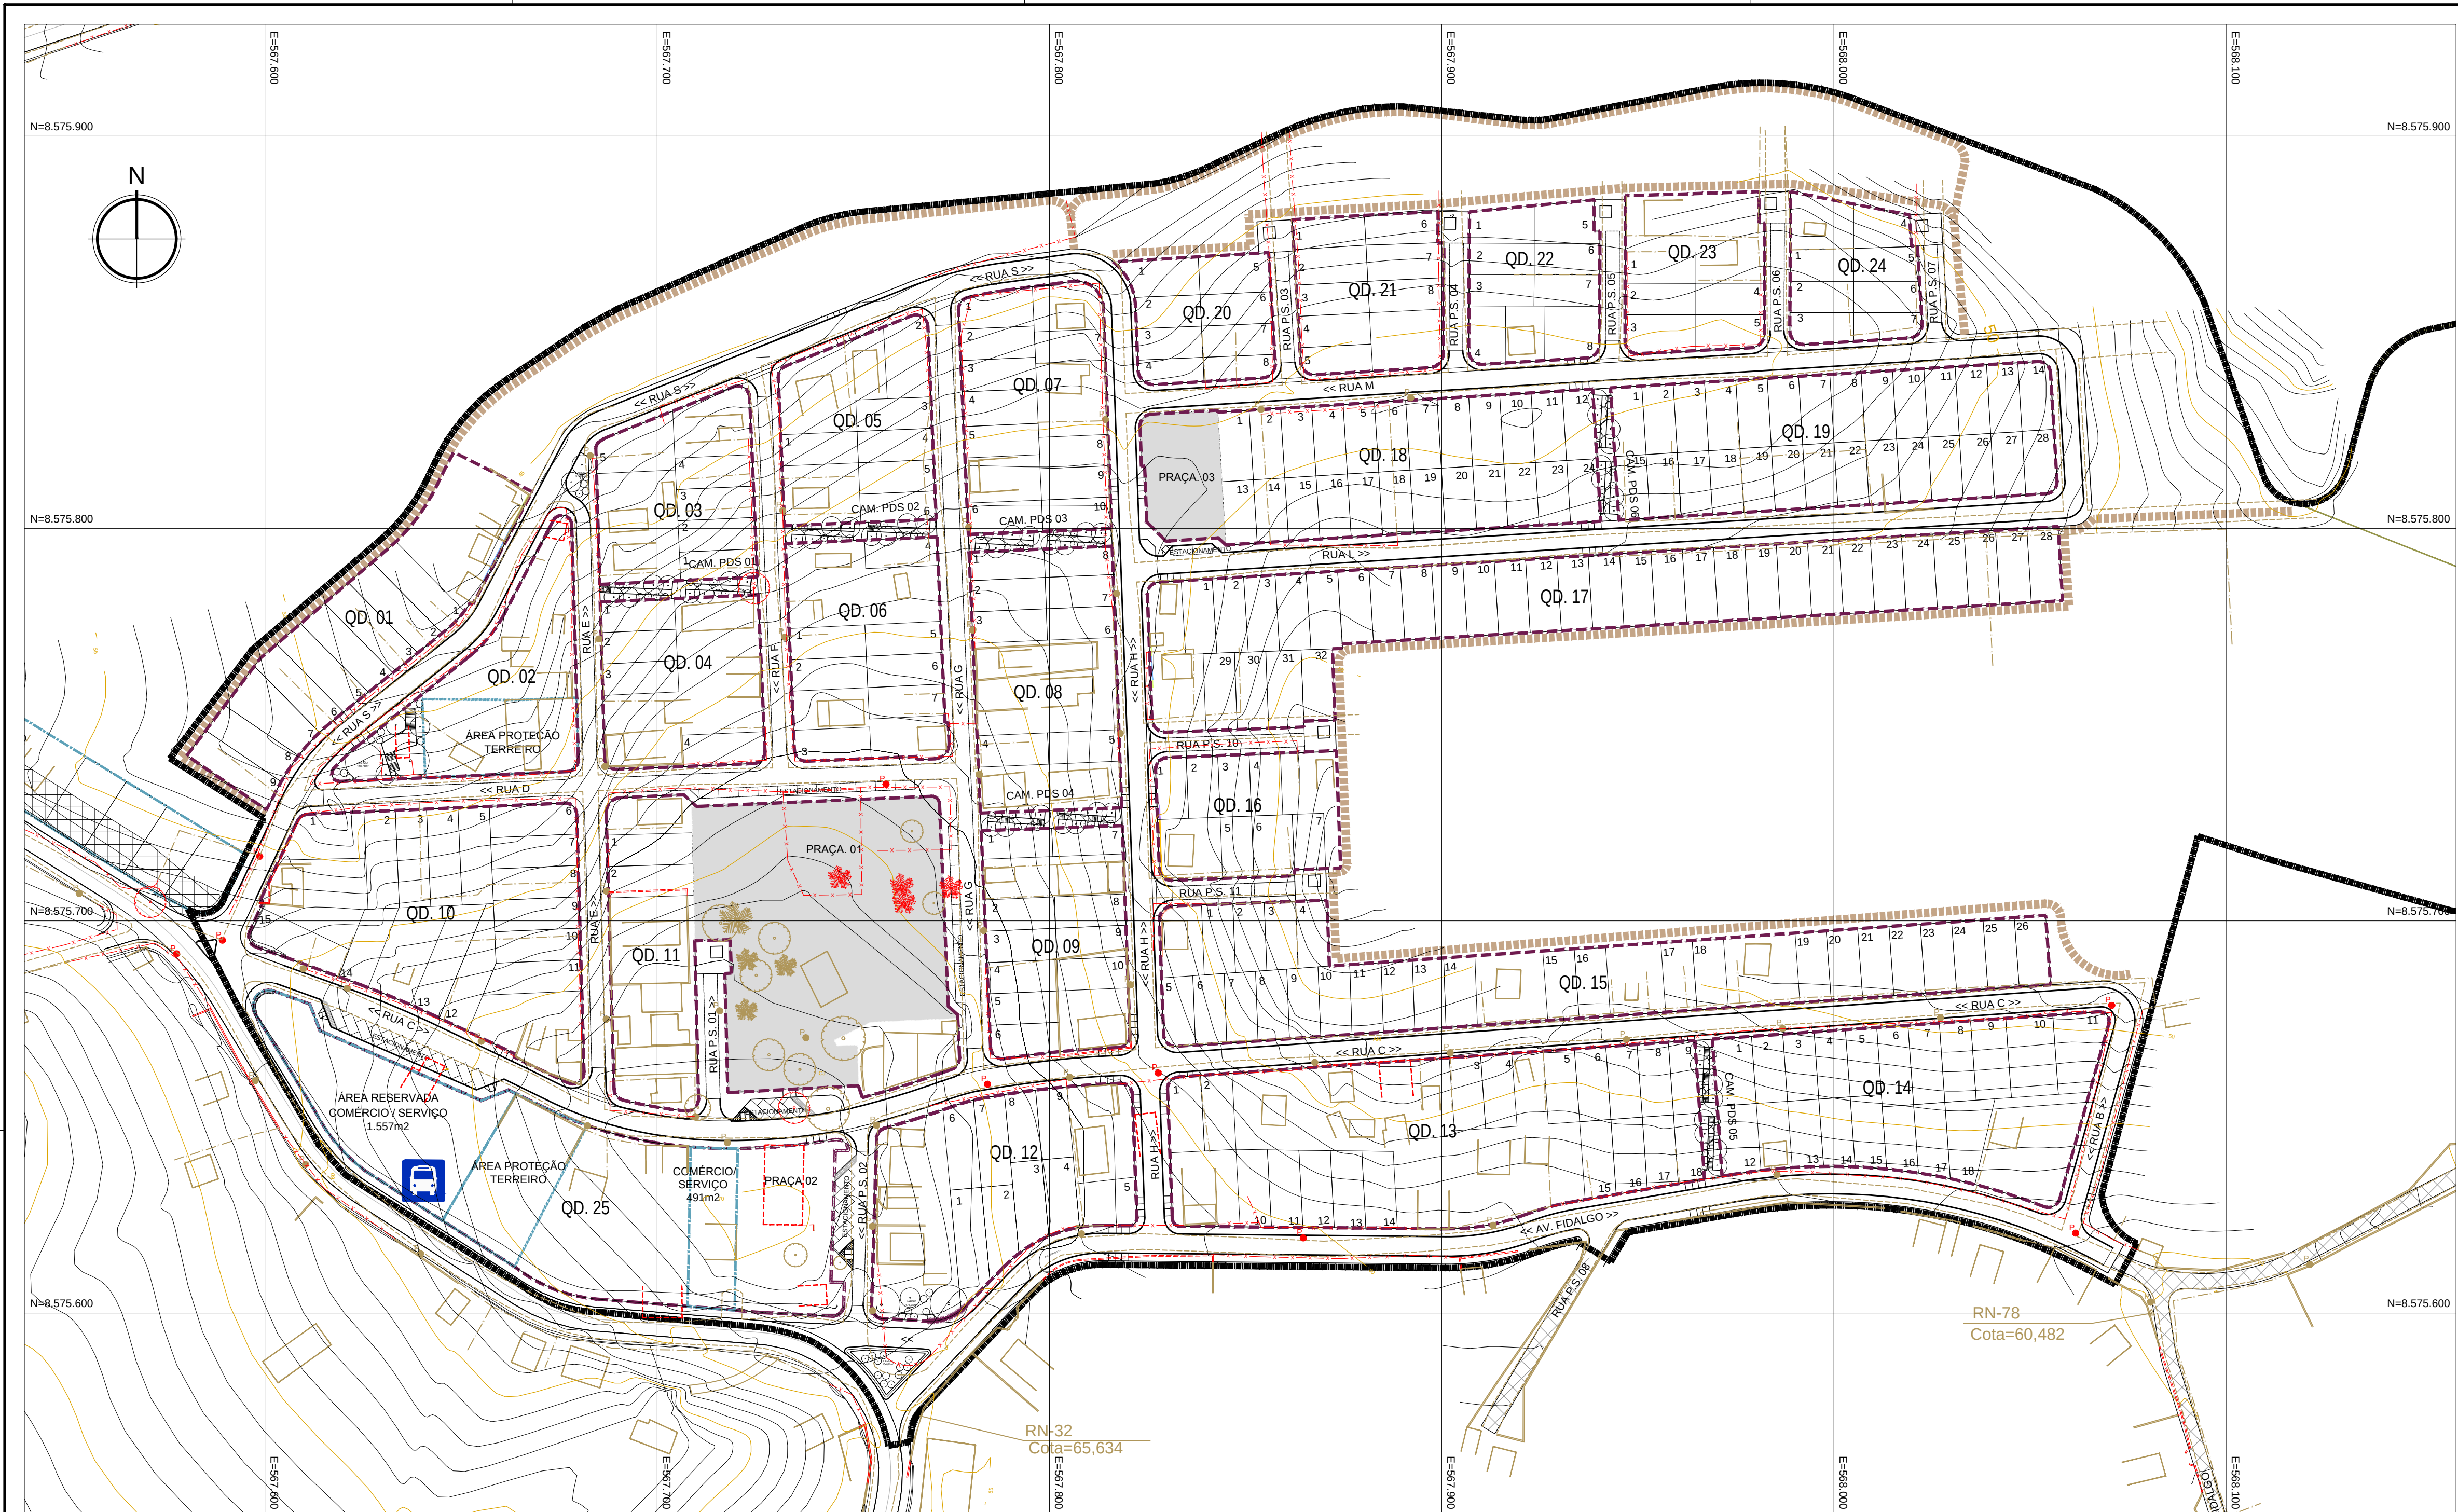

PÔR DO SOL TRECHO 1
ESCALA 1:1000

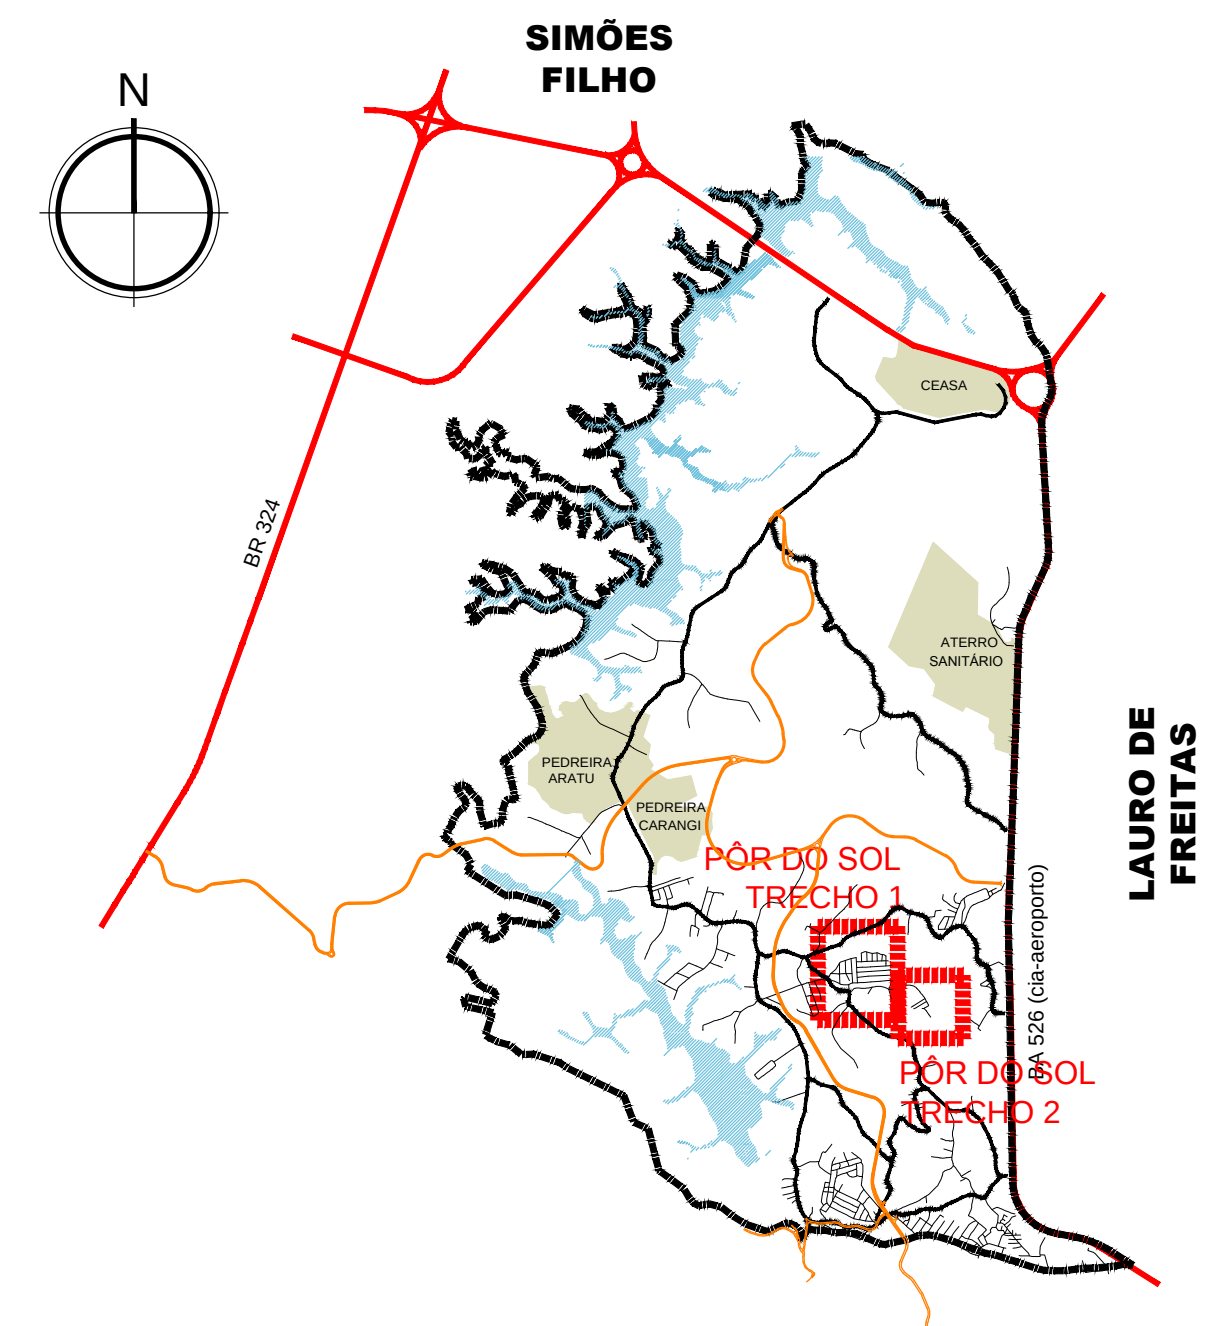

LEGENDA			
LIMITES			
	POLIGONAL DE INTERVENÇÃO		ÁREAS RESERVADAS
	QUADRAS		
CADASTRO			
	CADASTRO DO LEV. TOPOGRÁFICO		POSTE
	EDIFICAÇÃO EXISTENTE*		ÁRVORE EXISTENTE
REMOVER/RELOCAR			
	EDIFICAÇÕES/CONSTRUÇÕES AFETADAS		EDIFICAÇÕES/CONSTRUÇÕES AFETADAS PARCIALMENTE
	POSTE		ÁRVORE
	MURO		CERCA

30/09/2016	EMIÇÃO INICIAL		FFA
DATA	DESCRIÇÃO		REVISÃO

RESPONSÁVEL CONTRATANTE:

RESPONSÁVEL CONSTRUTOR:

RESPONSÁVEL PROJETISTA: ARQ. URB. FLORIANO FREIZA AMARAL - CAU A12012-0

SECRETARIA DE INFRAESTRUTURA
HÍDRICA E SANEAMENTO

BAHIA
GOVERNO DO ESTADO

Consórcio
CH3 HYDROS
ffa

PLANO URBANÍSTICO E AMBIENTAL
E PROJETOS ESPECÍFICOS PARA O VETOR IPITANGA

CONTRATANTE:
SECRETARIA DE INFRAESTRUTURA HÍDRICA E SANEAMENTO - SIHS

FASE:
PROJETO EXECUTIVO

DISCIPLINA:
URBANISMO

TEMA PROJ. ESPECÍFICO:
3-PÔR DO SOL

TÍTULO:
DEMOLIÇÕES

Nº TEMA - Nº PRANCHAS / TOTAL PRANCHAS
3-02 / 06

ENDEREÇO:
ESTRADA DO RAPOSO-CASSANGE SALVADOR/BA

DATA EMISSÃO INICIAL:
SET/2016

ESCALA:
1:1000

PROJETO Nº:
0365

PROJ.:
DES.:

CONF.:
VERIF.:

APROV.:
DESENHO Nº

3333-VIP-04-URB-03_P03-02-01.dwg



PLANTA BAIXA
ESCALA: 1:125



CORTE AA
ESCALA 1:125



CORTE CC
ESCALA: 1 : 125



CORTE AA ESCALA: 1:125



PERSPECTIVA 02



PERSPECTIVA 04



PERSPECTIVA 03



PERSPECTIVA 05



PERSPECTIVA 01

QUADRO DE ÁREAS PRAÇA 01	
ACADEMIA DA SAÚDE	46,52 m²

30/09/2016	EMISSÃO INICIAL	KÁTIA
------------	-----------------	-------

RESPONSABLE CONTRATANTE


SECRETARIA DE | **BAHIA** Consórcio

PLANO URBANÍSTICO E AMBIENTAL
E PROJETOS ESPECÍFICOS PARA O VETOR IPITANGA


FASE:	DISCIPLINA:	TEMA/PROJ. ESPECÍFICO:
PROJETO EXECUTIVO	URBANISMO	3 - PÔR DO SOL

ENDEREÇO:	DATA EMISSÃO INICIAL:	ESCALA:
ESTRADA DO RAPOSO-CASSANGE SALVADOR/BA	SET/2016	INDICADA


RESPONSÁVEL TÉCNICO LEGAL FFA ARQUITETURA E URBANISMO LTDA: ARQ. URB. FLORIANO FREAZA AMOEDO (CAU A12012-0). TODOS OS DIREITOS RESERVADOS.

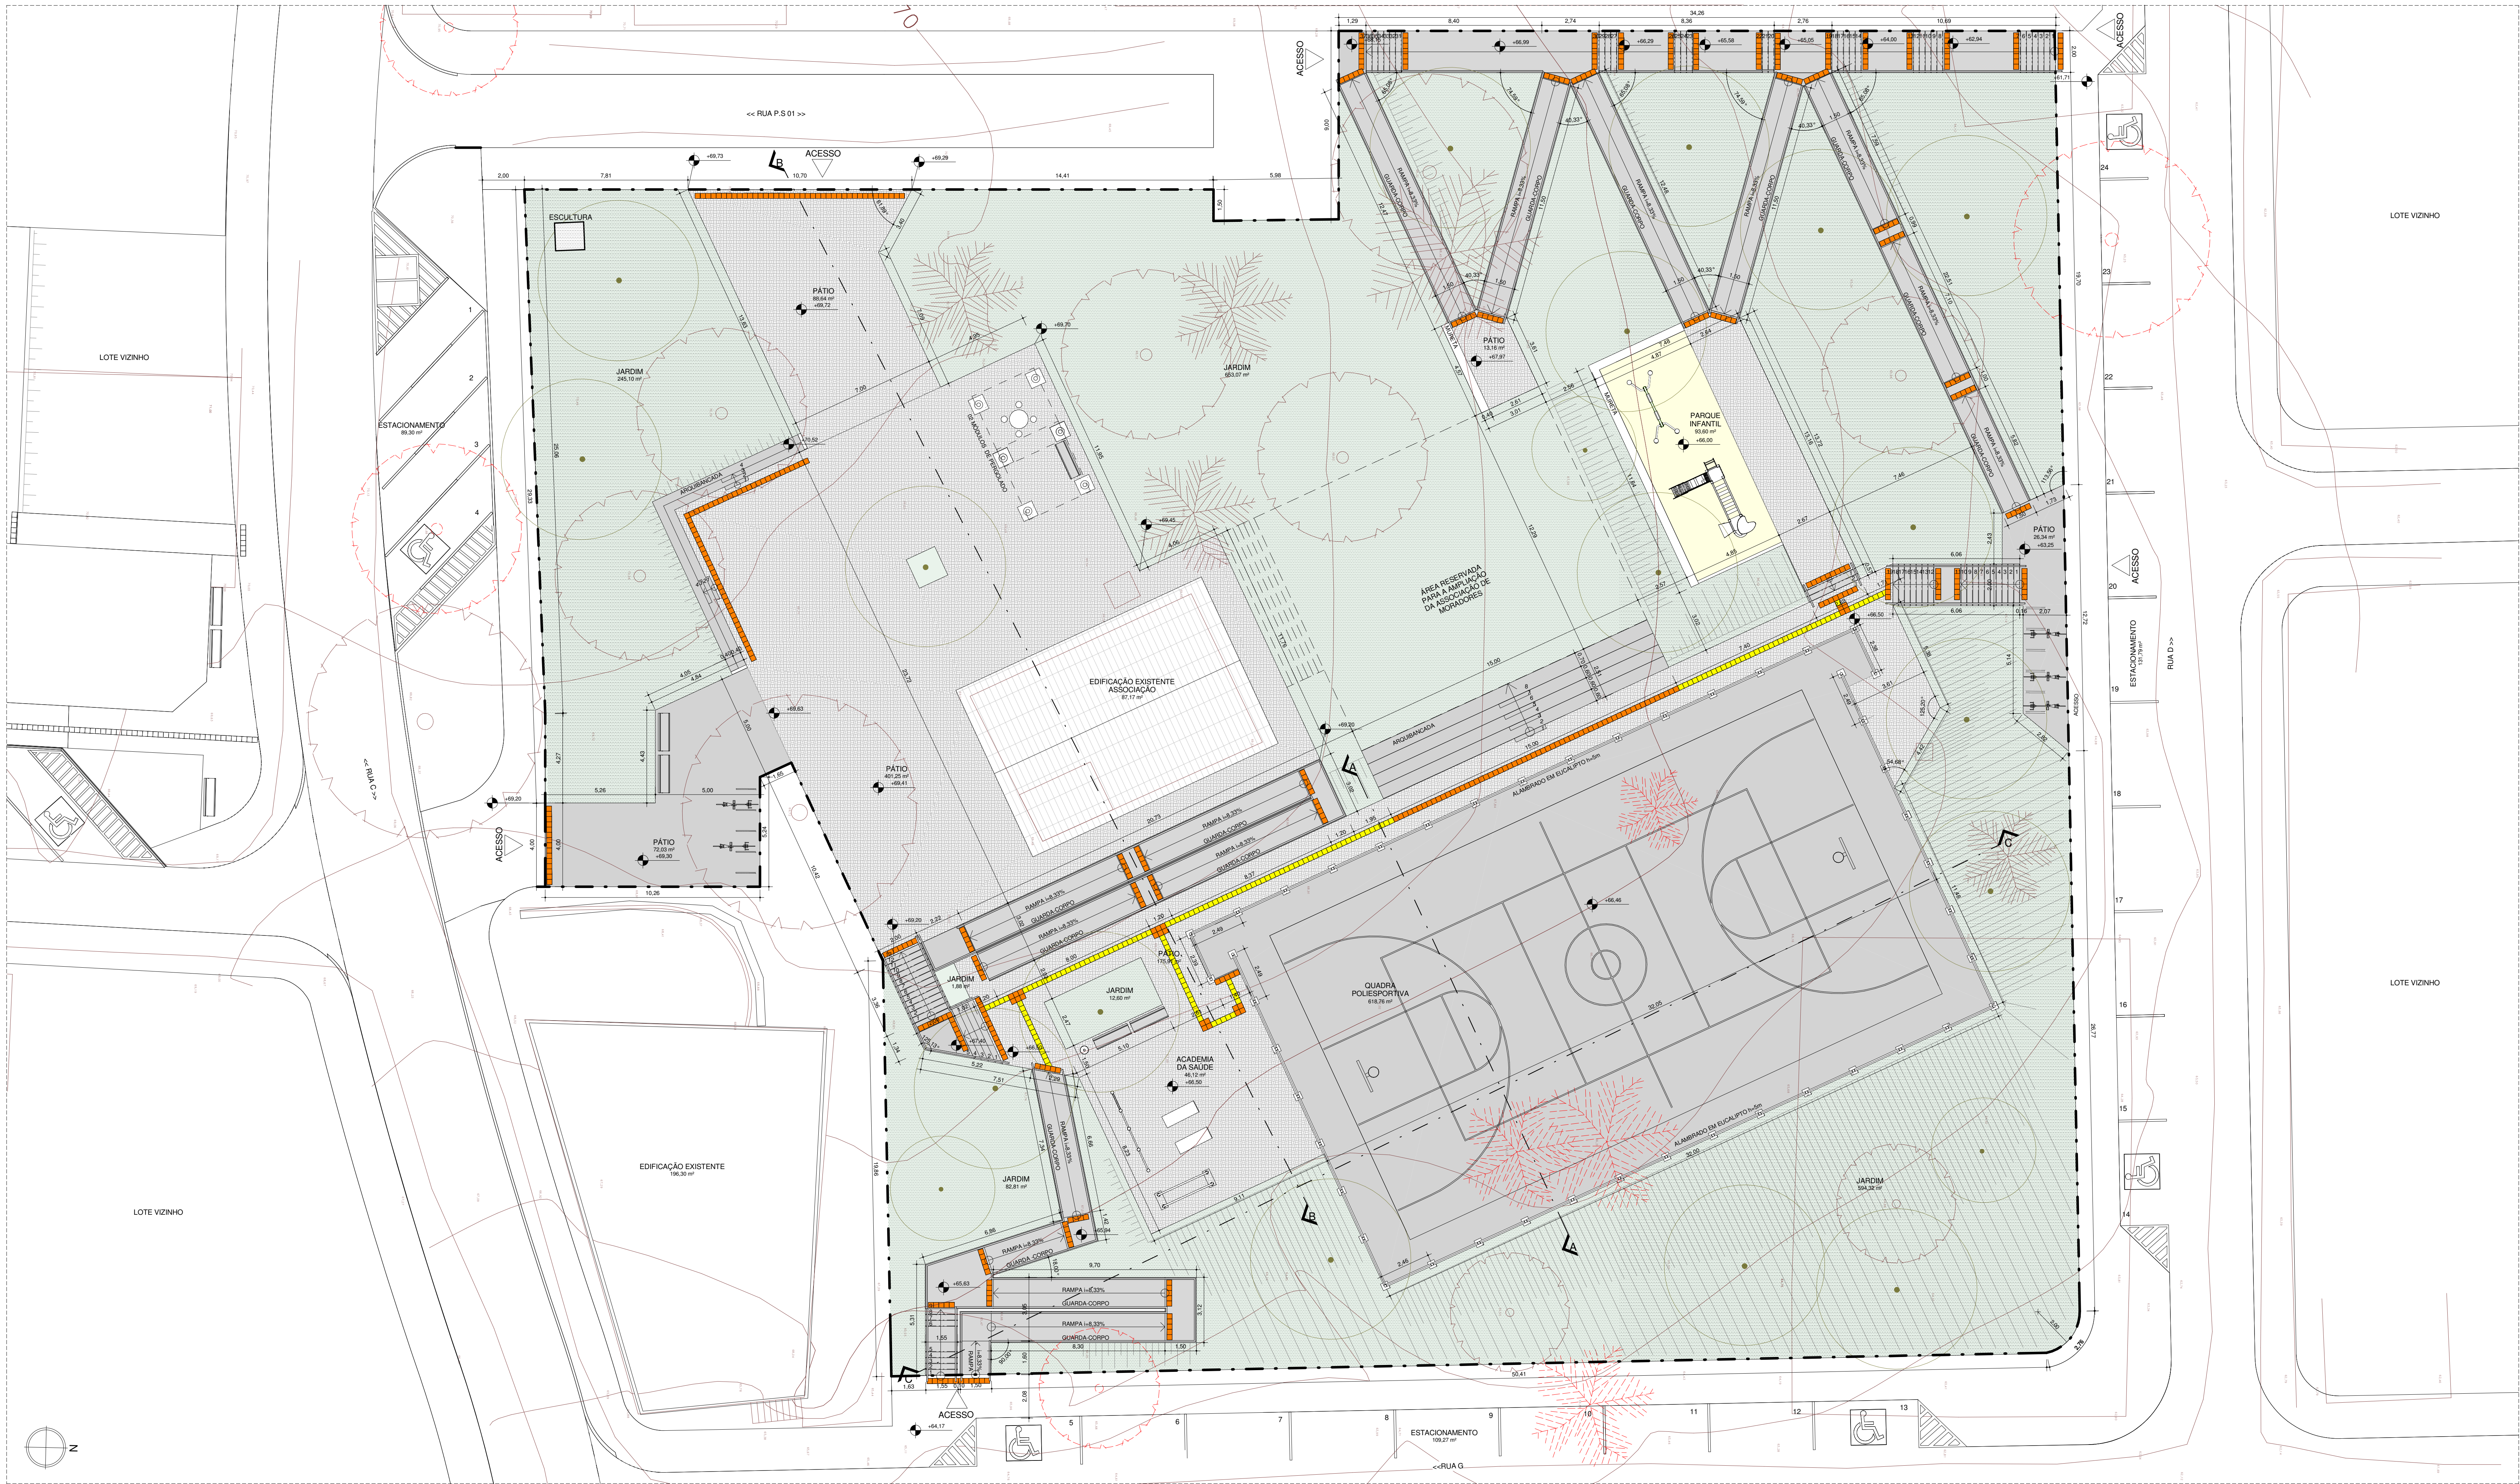


PLANTA BAIXA
ESCALA: 1:125

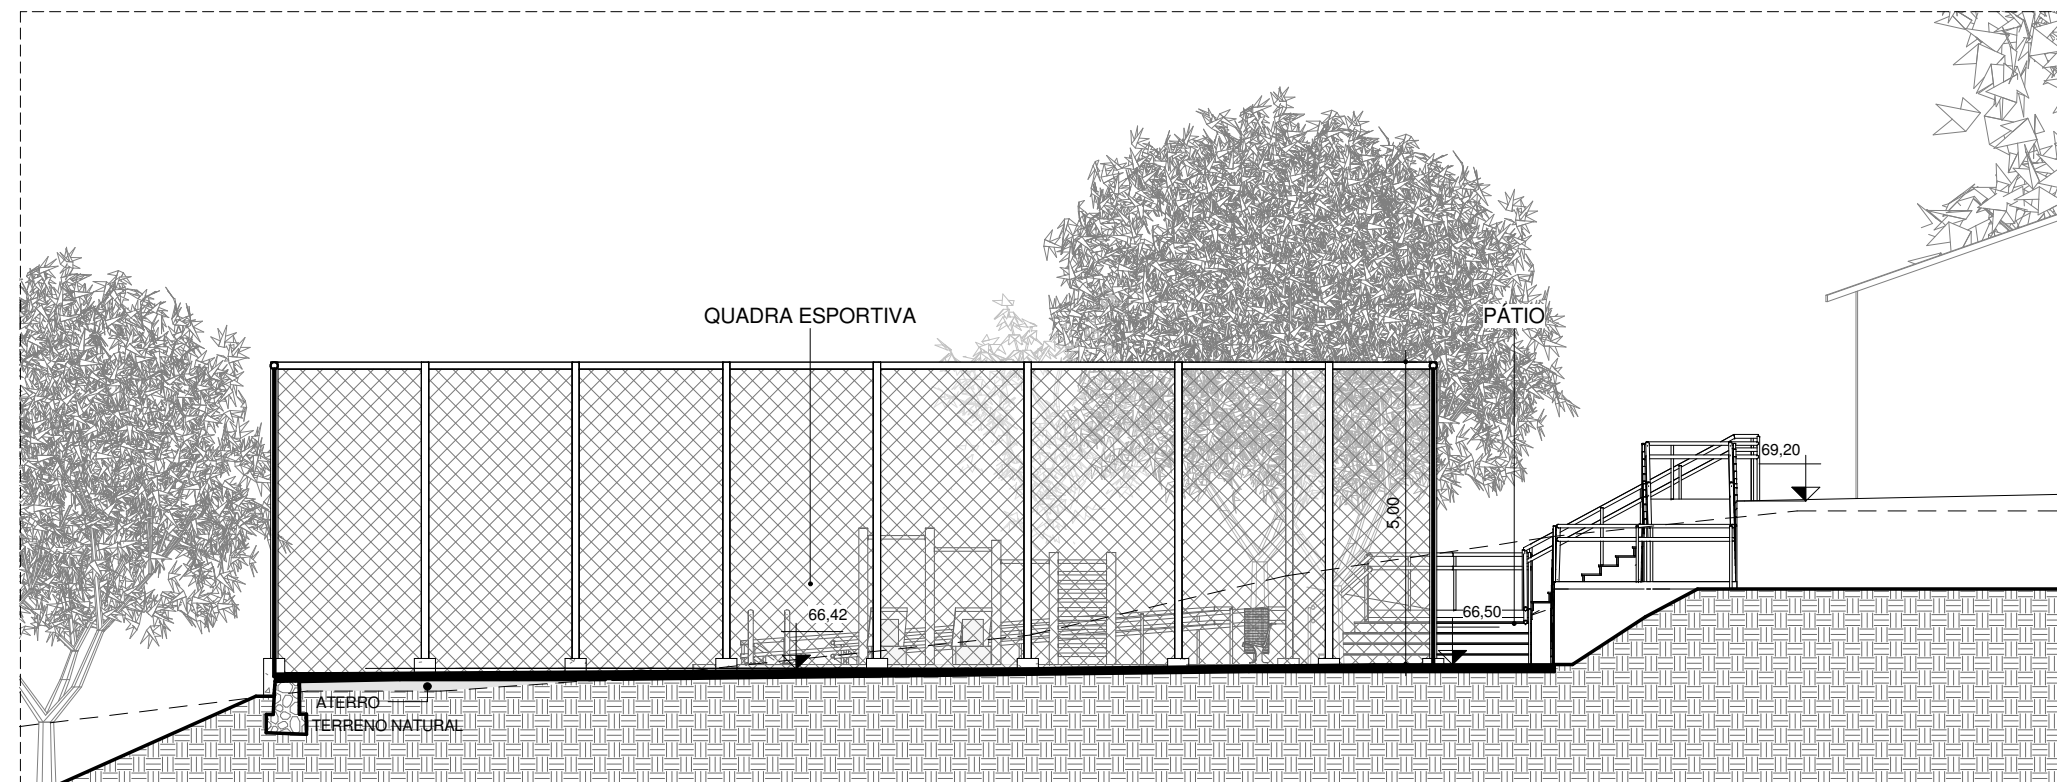


CORTE AA
ESCALA: 1:125

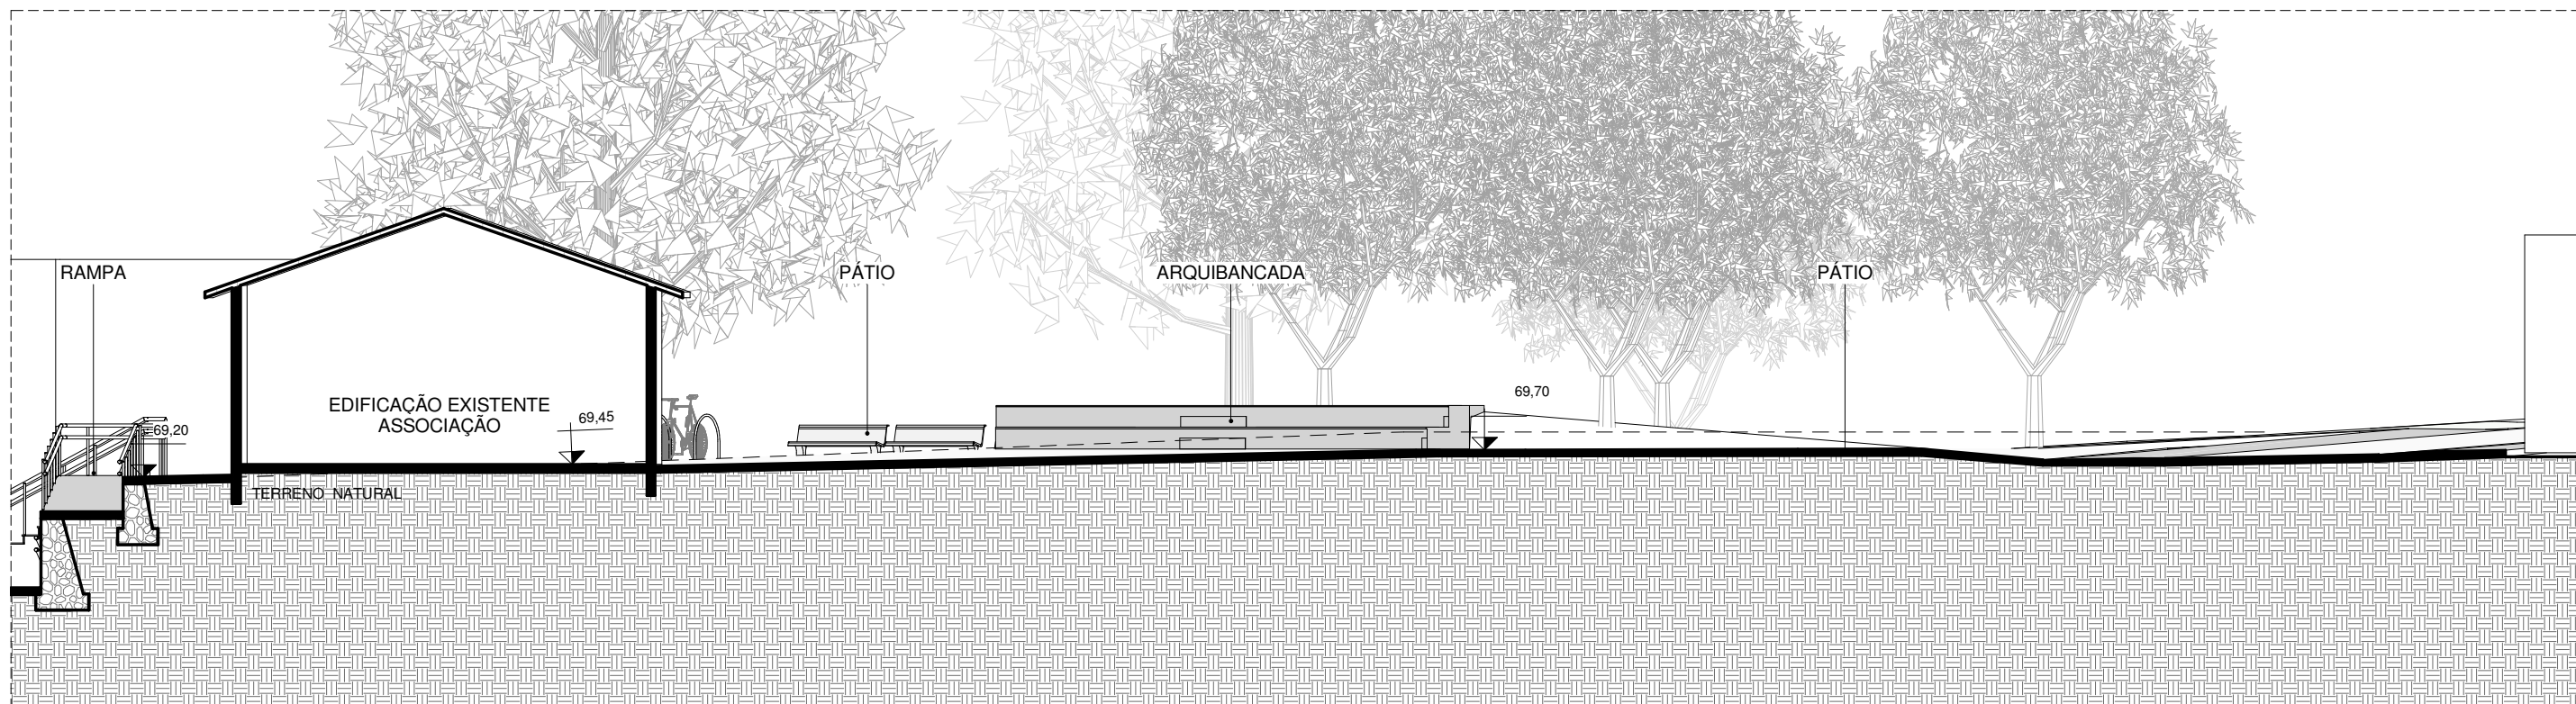

CORTE BB
ESCALA: 1:125

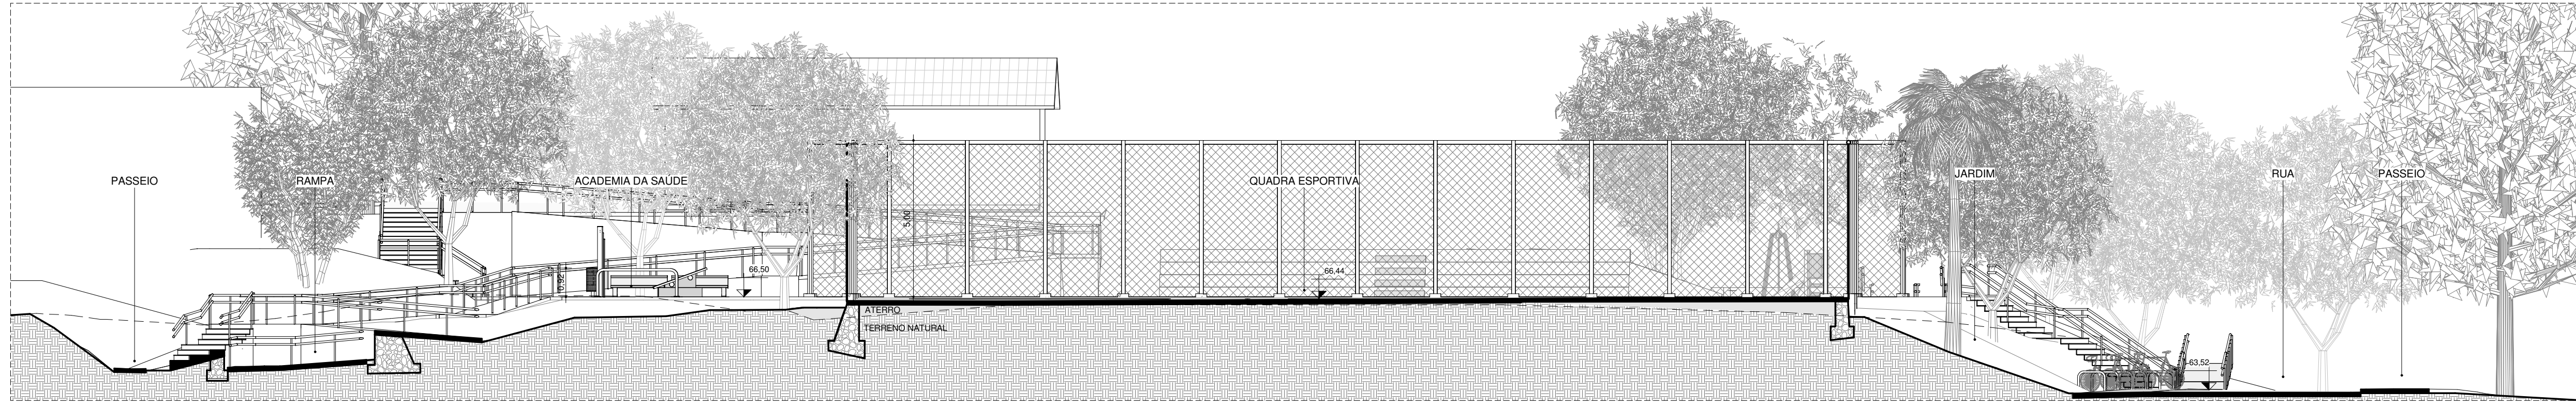

CORTE CC
ESCALA: 1:125

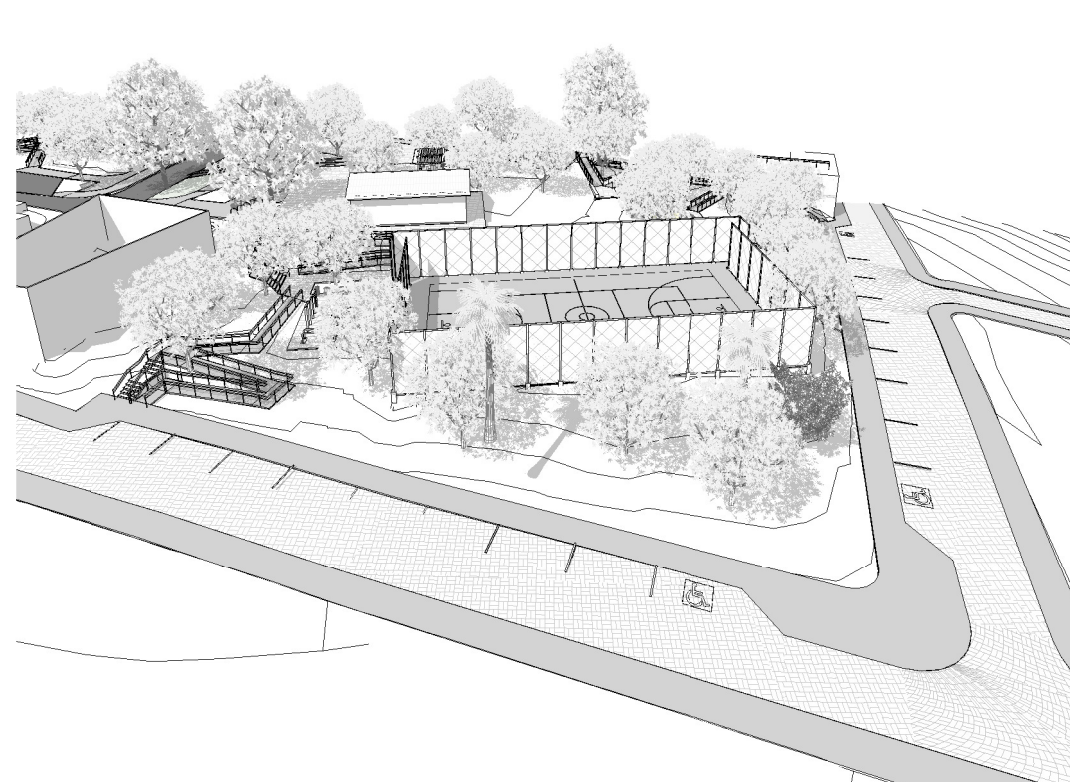

PERSPECTIVA 02




PERSPECTIVA 04



PERSPECTIVA 03




PERSPECTIVA 05

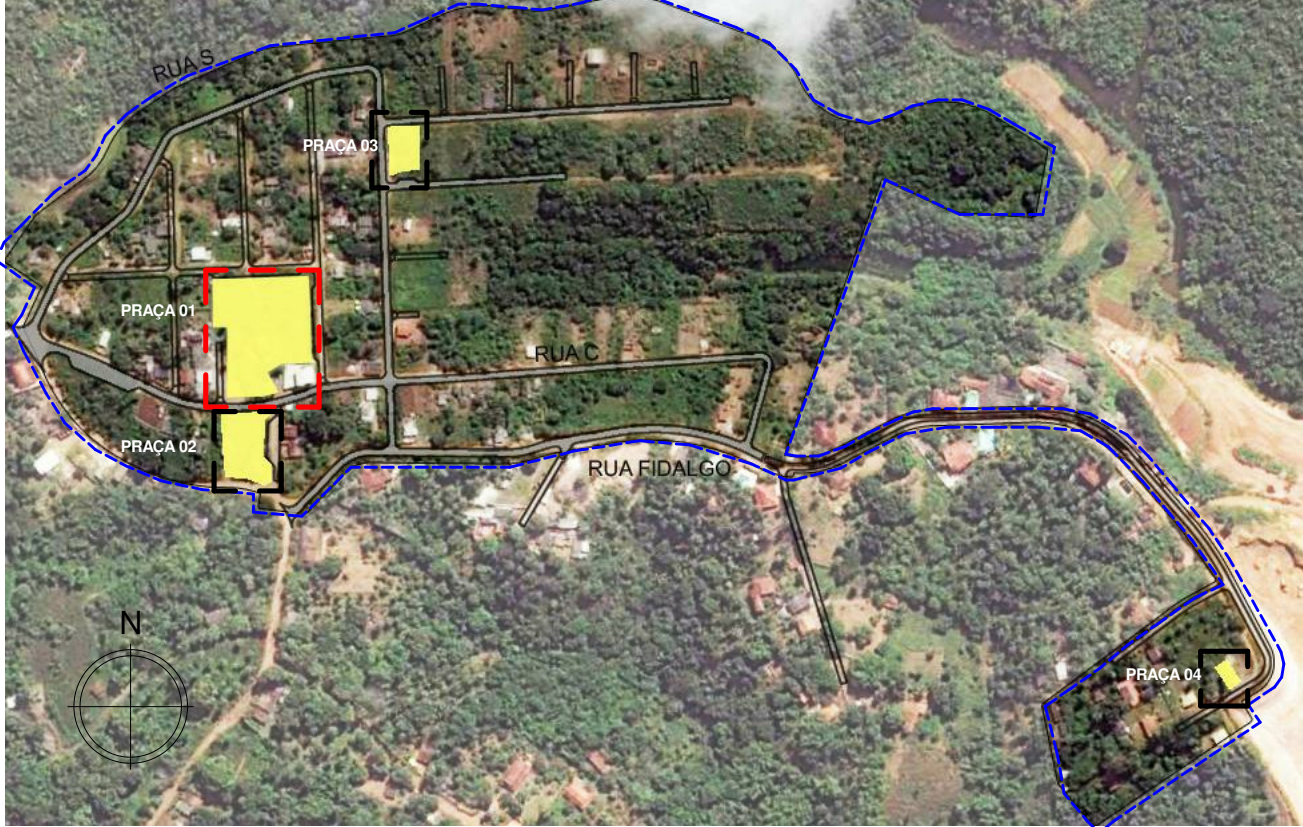


PERSPECTIVA 01

LIMITES		POLIGONAL PROJETO		POLIGONAL COMUNIDADE	
CADASTRO		CADASTRO DO LEVANTAMENTO TOPOGRÁFICO		ÁRVORES	
		DOTA ALTIMÉTRICA DO LÍV. TOPOGRÁFICO		POSTE	
REMOVER/RELOCAR		EDIFICAÇÕES/CONSTRUÇÕES		ÁRVORES	
[REMOVER]		MURO		POSTE	
[RELOCAR]		MED FIO			
PAVIMENTAÇÃO/FORRAÇÃO					
[CONCRETO]		[CONCRETO]		ASFALTO	
[RELEVO INTERMEDIÁRIO NATURAL/VERMELO]		[RELEVO INTERMEDIÁRIO NATURAL/VERMELO]		ÁREA VERDE: GRAMA	
[TSS - TRATAMENTO SUPERFICIAL SIMPLES]		[TSS - TRATAMENTO SUPERFICIAL SIMPLES]		EMBORRACHADO	
[SINALIZAÇÃO TÁTIL DIRECIONAL]		[SINALIZAÇÃO TÁTIL DIRECIONAL]		SINALIZAÇÃO TÁTIL DE ALERTA	
[PISO INTRAVESÍVEL]		[PISO INTRAVESÍVEL]			
PROJETO / PROPOSTA					
[MEIA]		[MEIA]		ÁRVORES PROPOSTAS	
[LIVRE]		[LIVRE]		LIVRE: COLÉTA SELETA	
[BANCO]		[BANCO]		PARQUELO	
[QUADRA CORPO+H&M]		[QUADRA CORPO+H&M]		RAMPA TIPO 02	
[RAMPA TIPO 01]		[RAMPA TIPO 01]		PERICULOSIDADE MODULAR EM TORNAS DE EUCALPTO TRATADO	
QUADRO DE ÁREAS PRAÇA 01					
ACADEMIA DA SAÚDE		45,12 m²			
ARQUIBANCA		45,12 m²			
ESCALA		45,12 m²			
PÁTIO		45,12 m²			
QUADRA POLIESPORTIVA		118,76 m²			
ÁREA TOTAL PAVIMENTADA		299,24 m²			
ÁREA TOTAL VERDE		399,24 m²			
ÁREA TOTAL		698,48 m²			
30/09/2016 EMISSÃO INICIAL					
DATA		DESCRIÇÃO		KÁTHA	
				REVISÃO	
RESPONSÁVEL: CONTRATANTE					
RESPONSÁVEL: CONSTRUTOR					
RESPONSÁVEL: PROJETISTA: ARQUITETO FLORIANO FREIXA ANDREO - CAU 131013-0					
SECRETARIA DE INFRAESTRUTURA HÍDRICA E SANEAMENTO					
BAHIA GOVERNO DO ESTADO					
Consórcio					
CHÁ HYDROS					
ffa					
PLANO URBANÍSTICO E AMBIENTAL					
E PROJETOS ESPECÍFICOS PARA O VETOR IPITANGA					
SECRETARIA DE INFRAESTRUTURA HÍDRICA E SANEAMENTO - SIHS					
PROJETO EXECUTIVO					
URBANISMO					
3 - PÔR DO SOL					
PRAÇA 01 - PLANTA BAIXA E CORTES					
3-04 / 07					
ENCARGO: ESTRADA DO RAPOSO-CASSANGE SALVADORIA					
PROJETO Nº:		PROJETO Nº:		DESENHO Nº:	
CONFI:		VERIF:		APROV:	
0395					

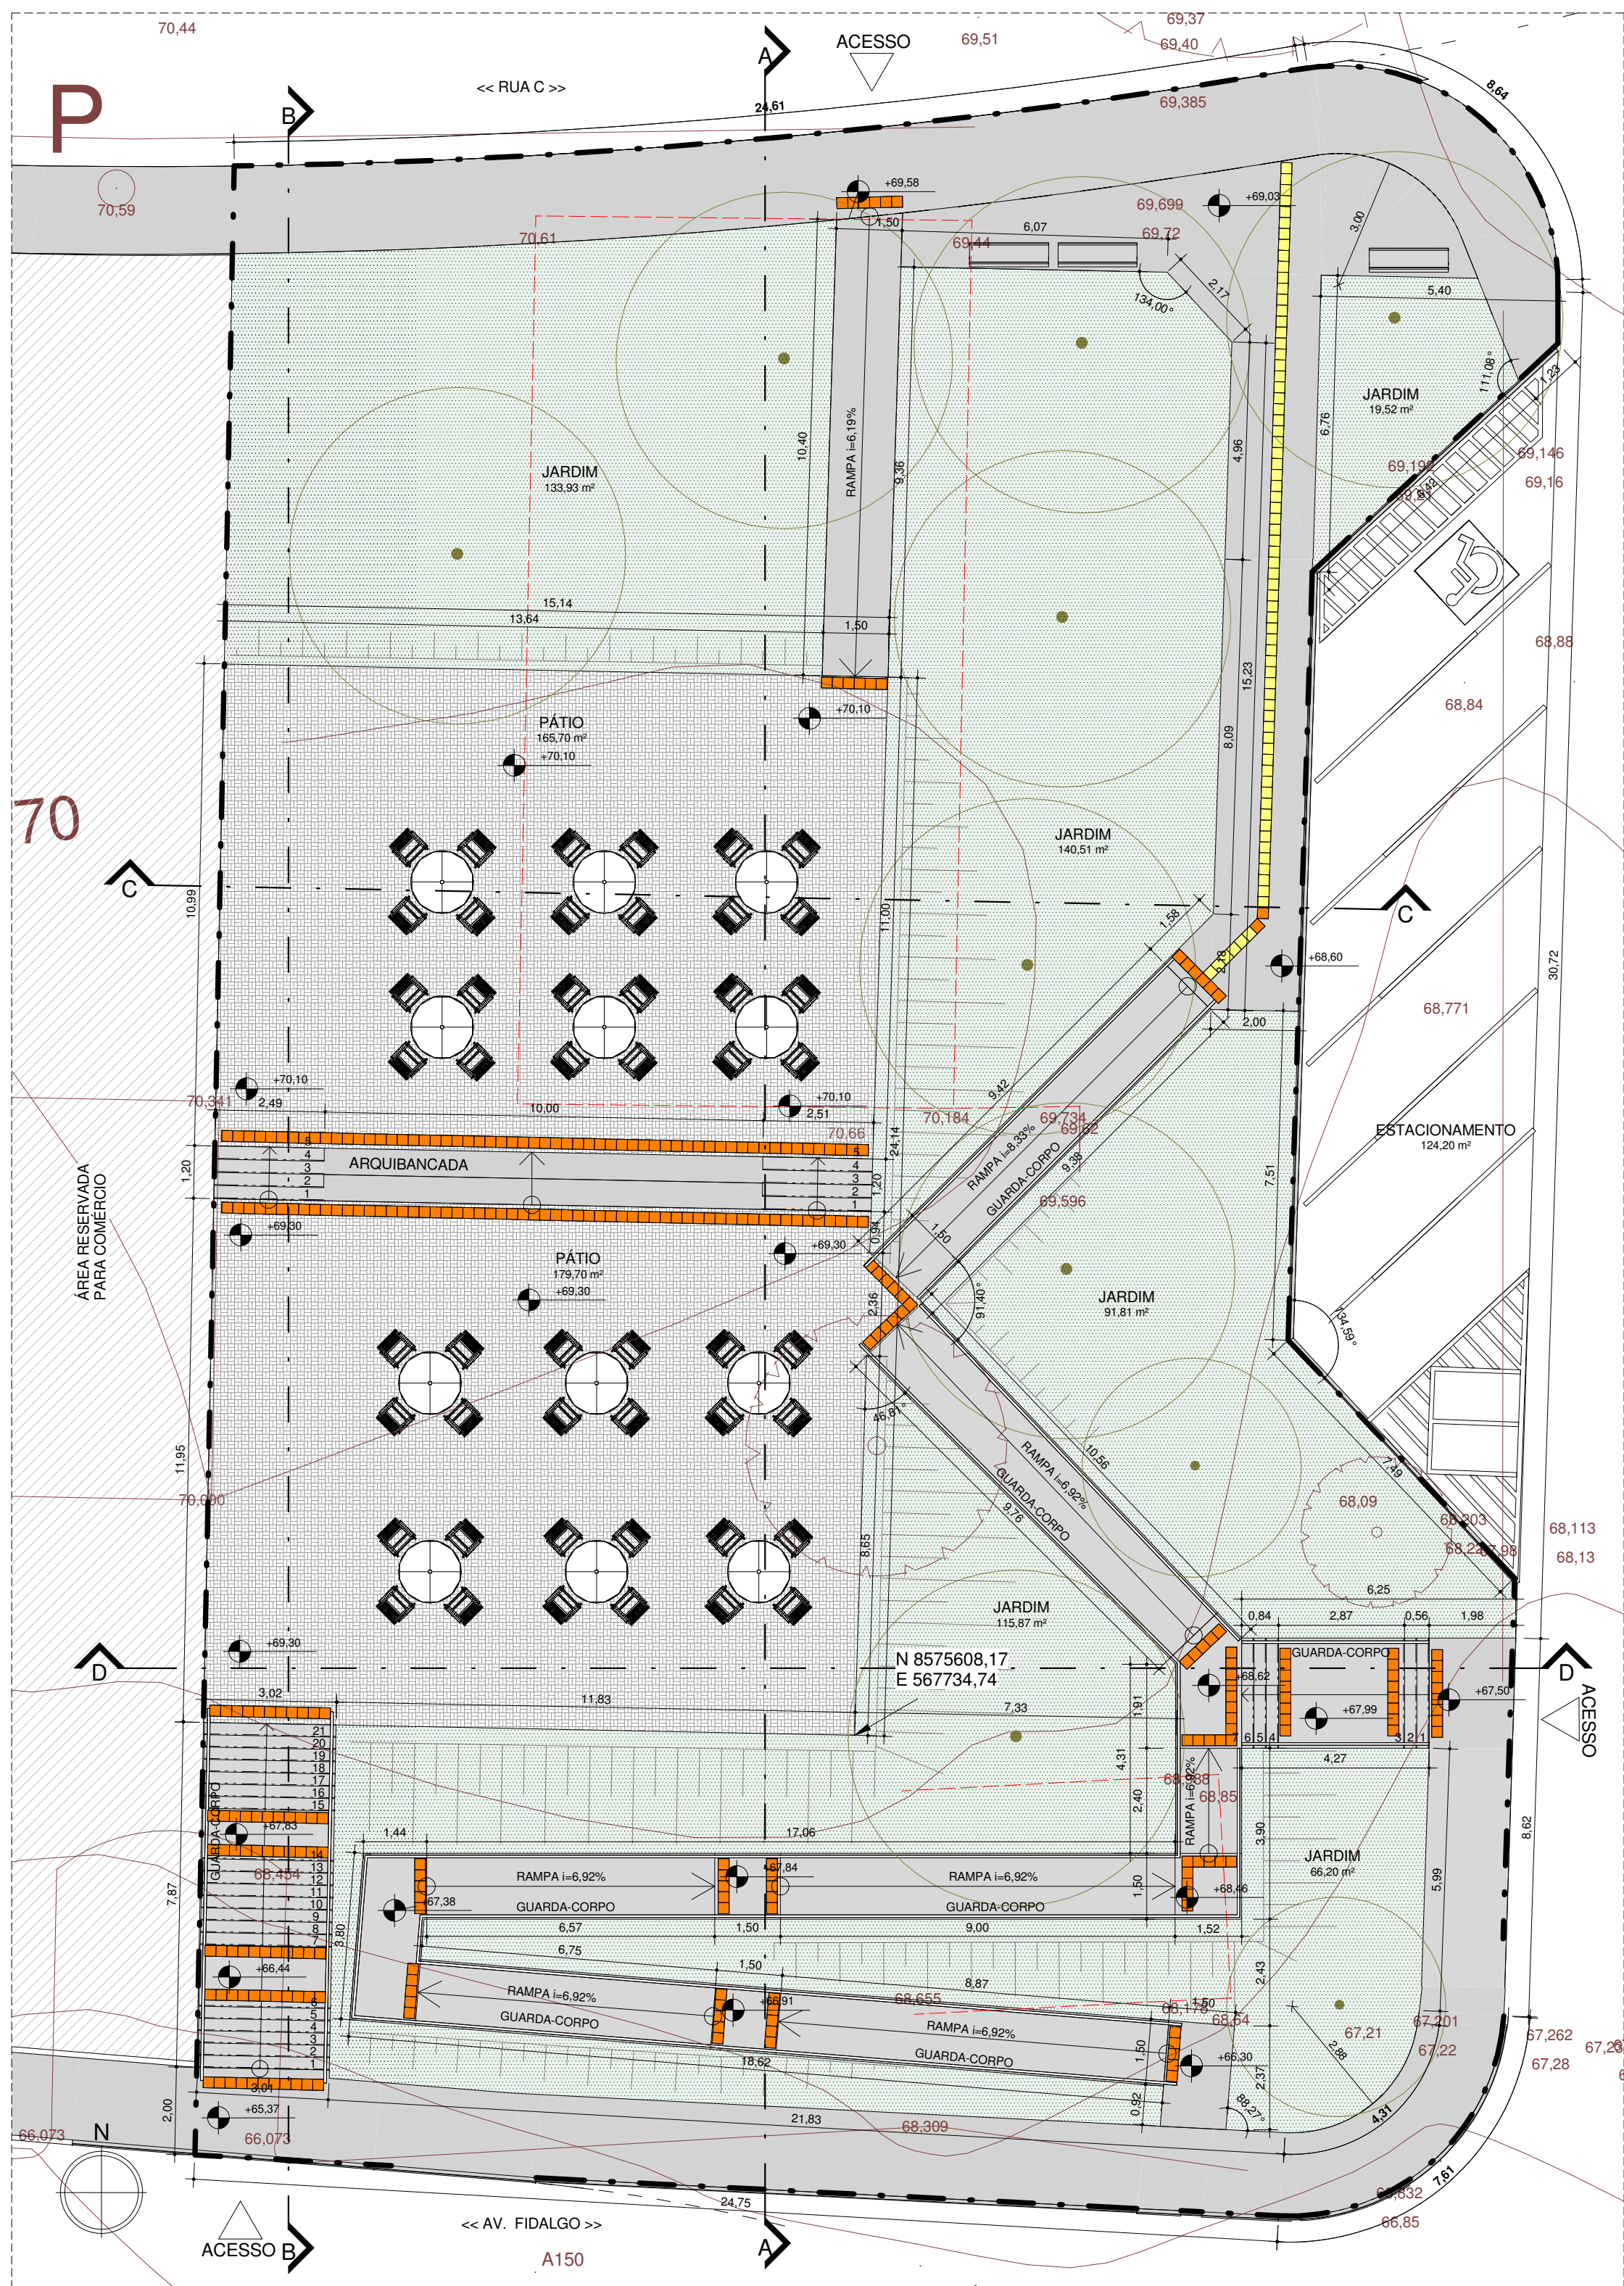


PLANTA BAIXA
ESCALA: 1 : 125

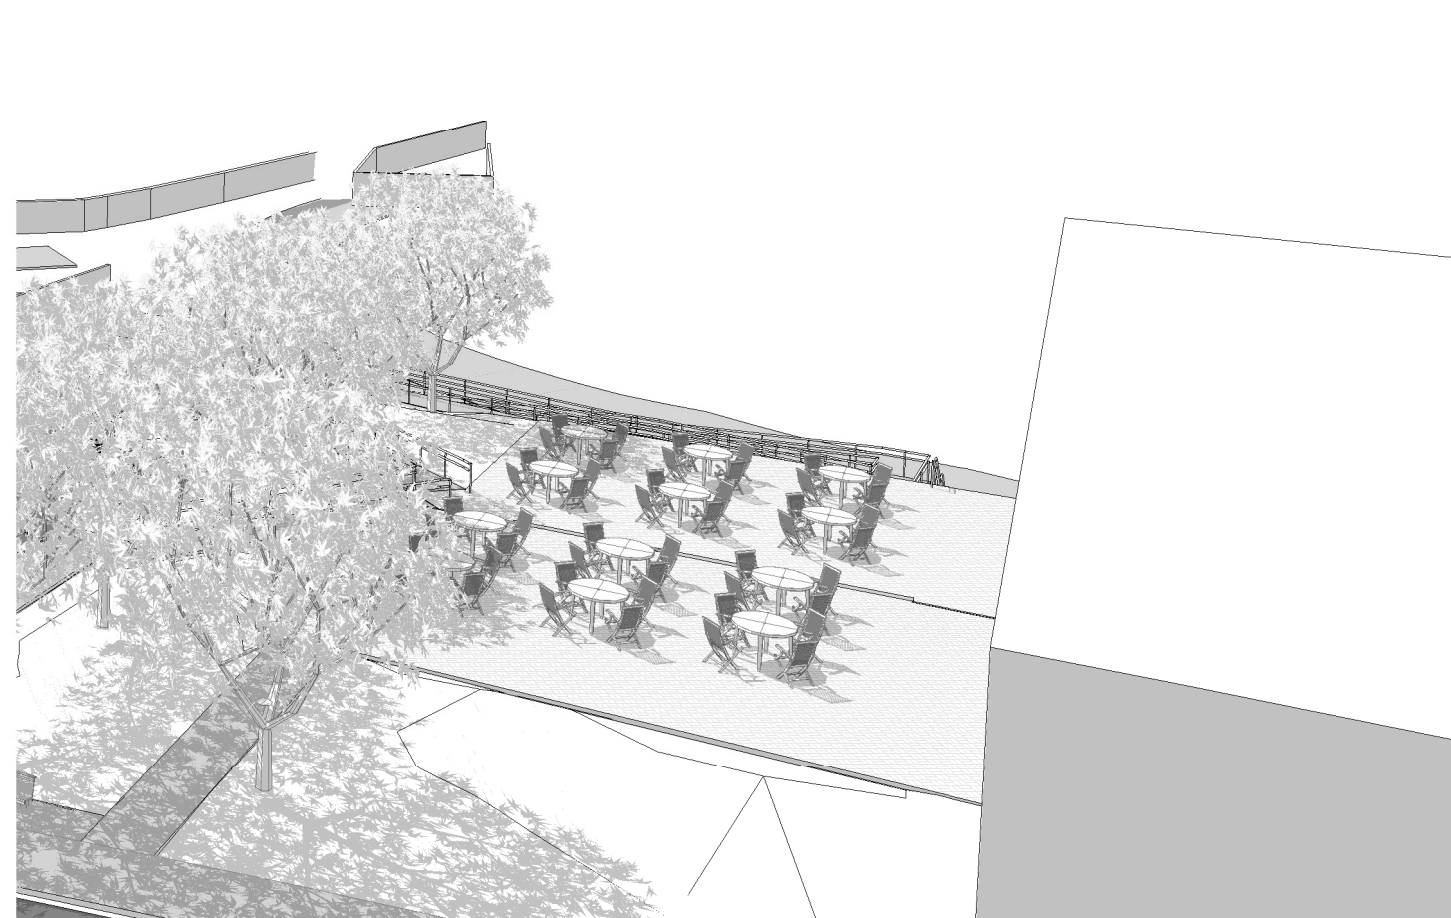


PERSPECTIVA 01




PERSPECTIVA 02

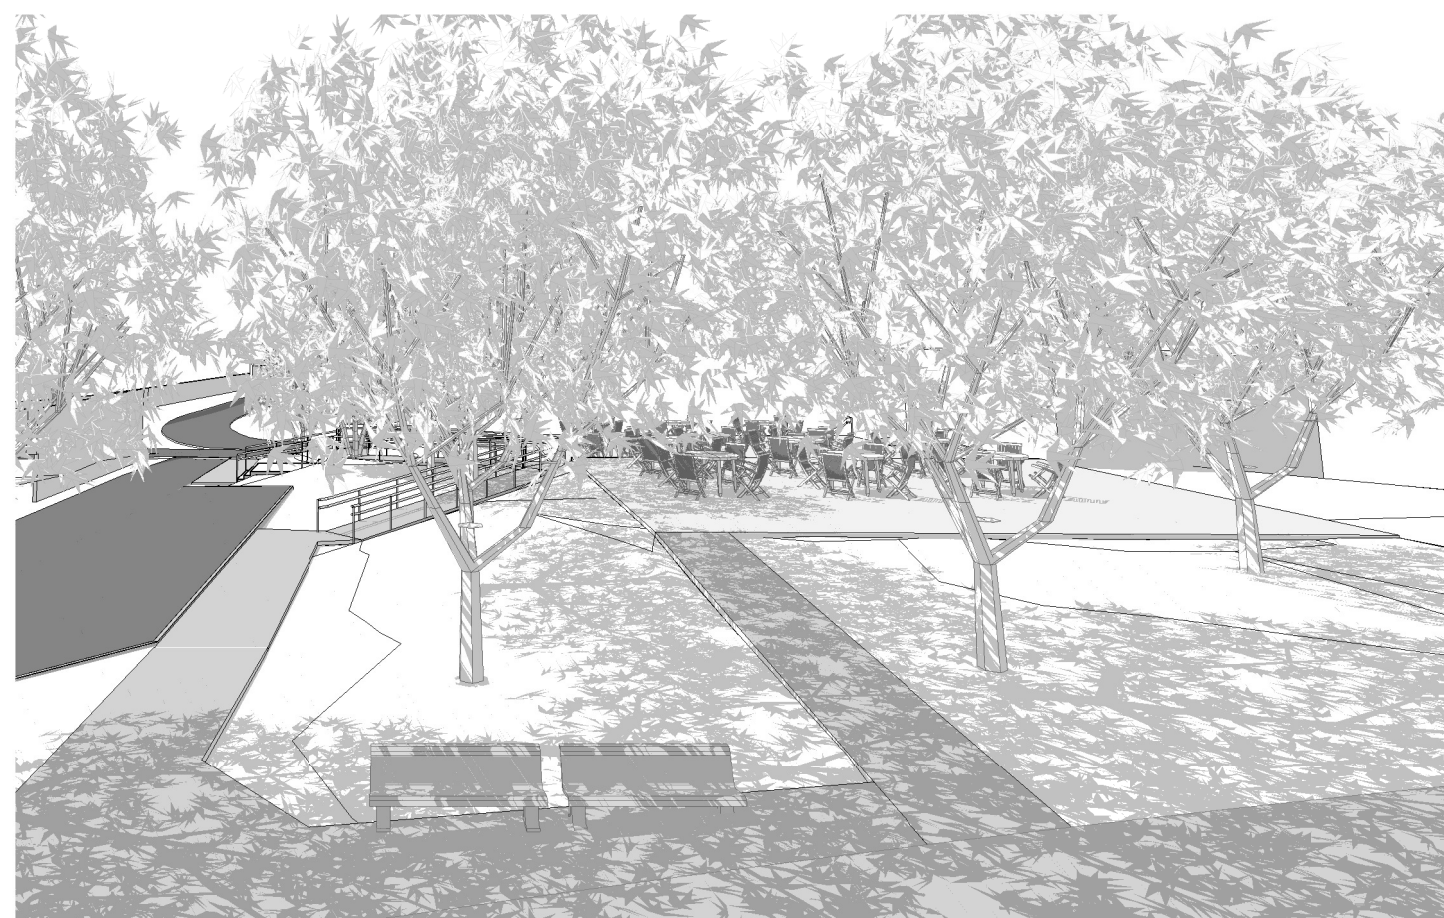


PERSPECTIVA 03

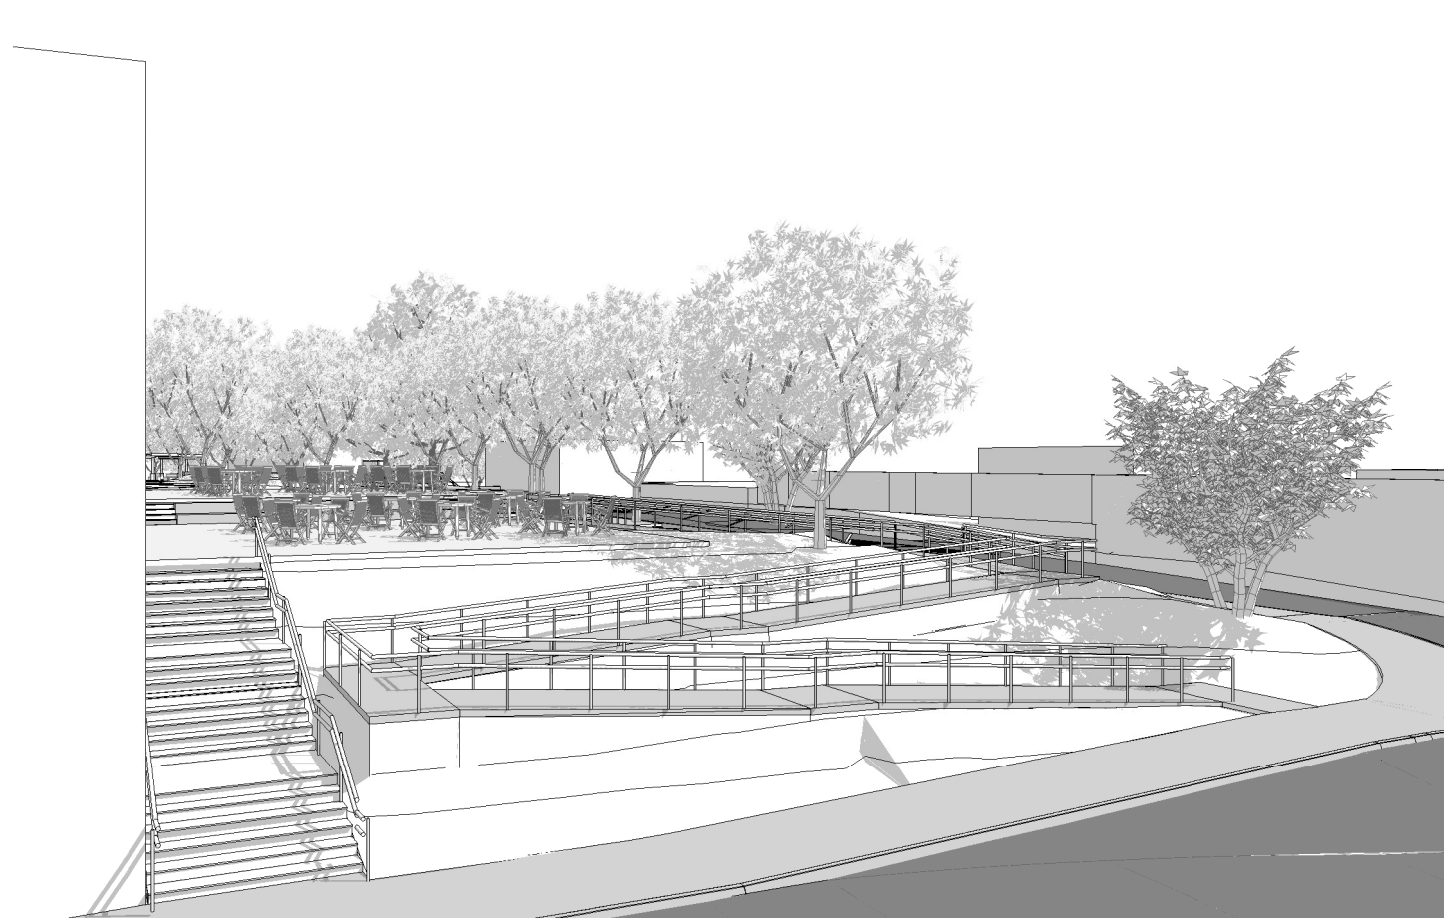


PERSPECTIVA 04

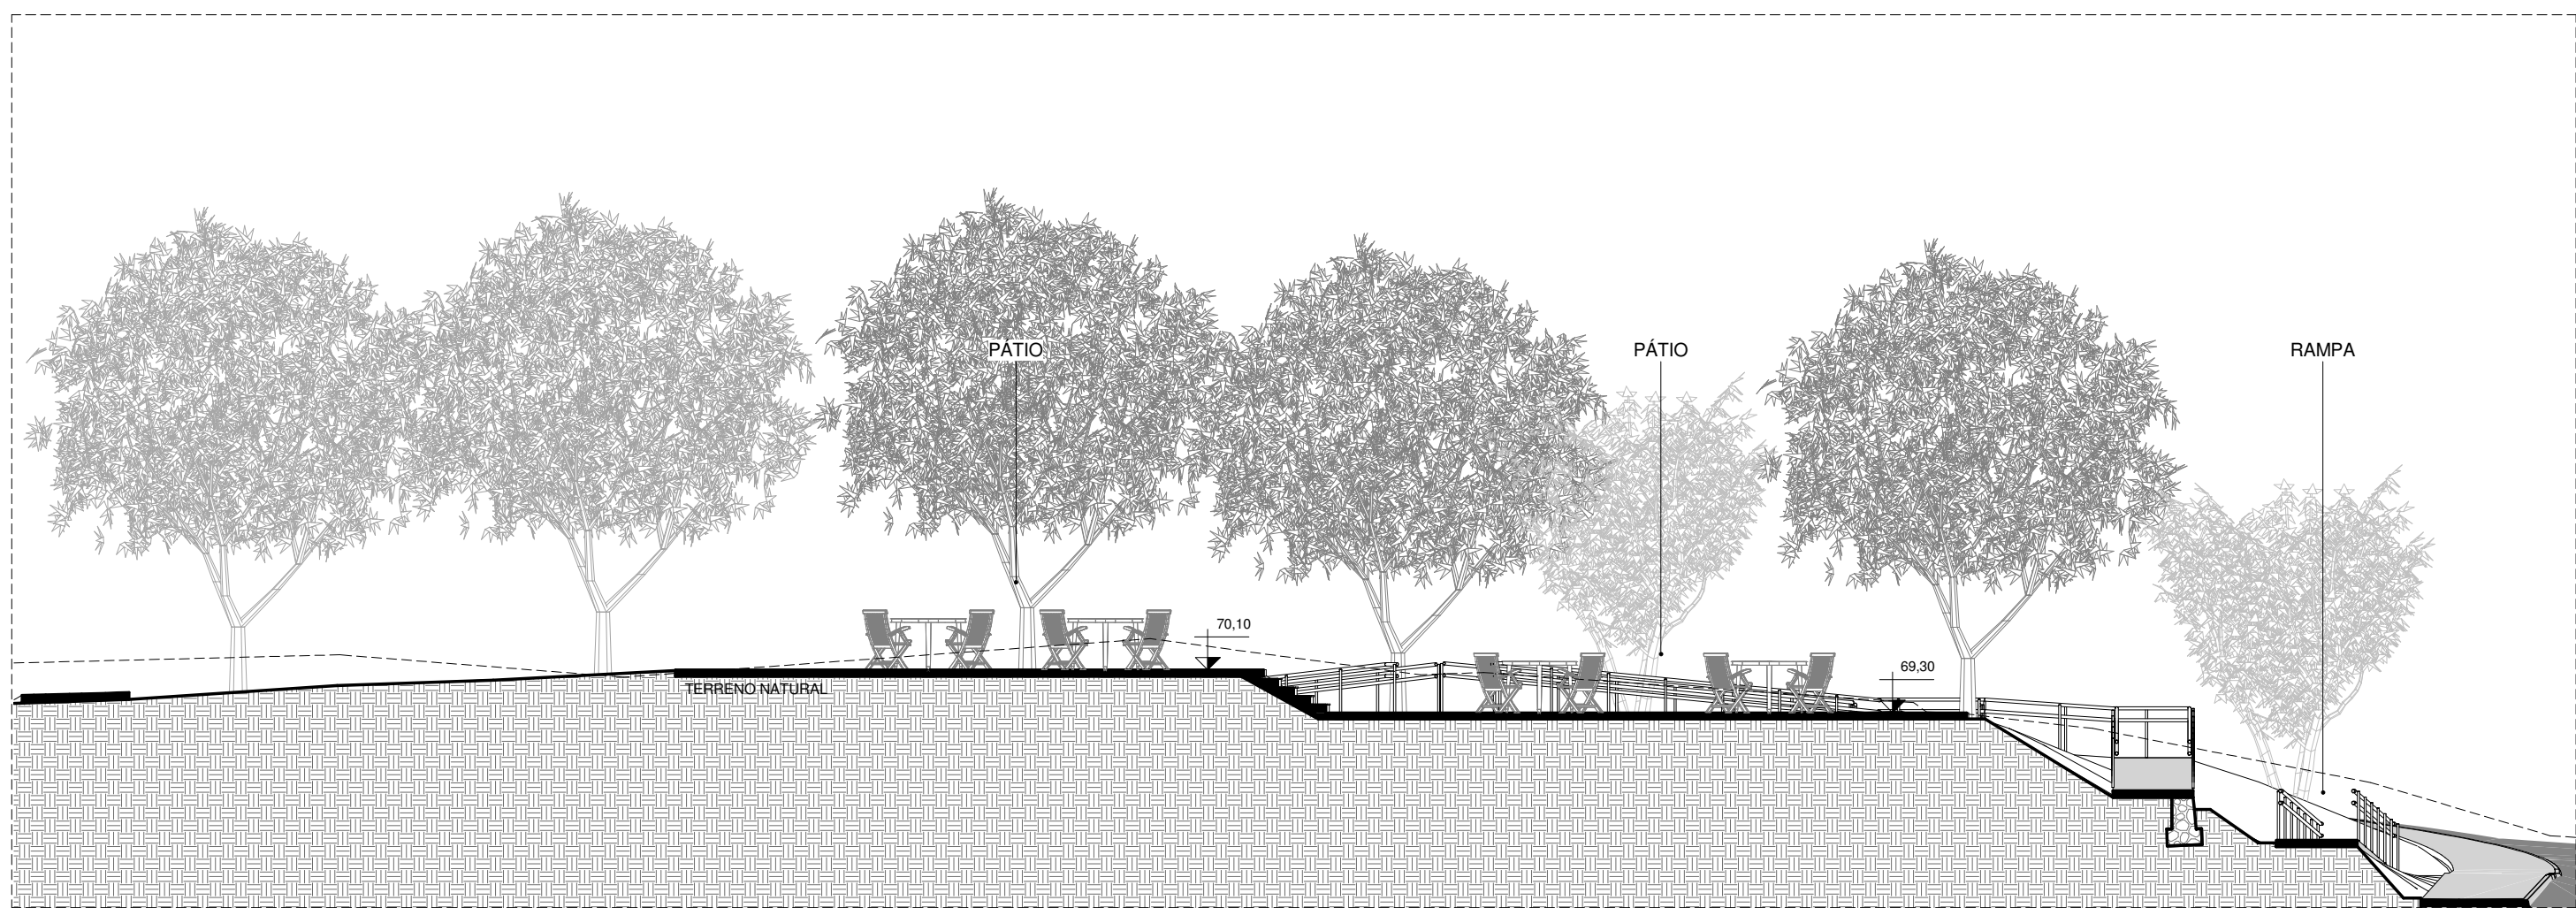


CORTE AA
ESCALA: 1 : 125

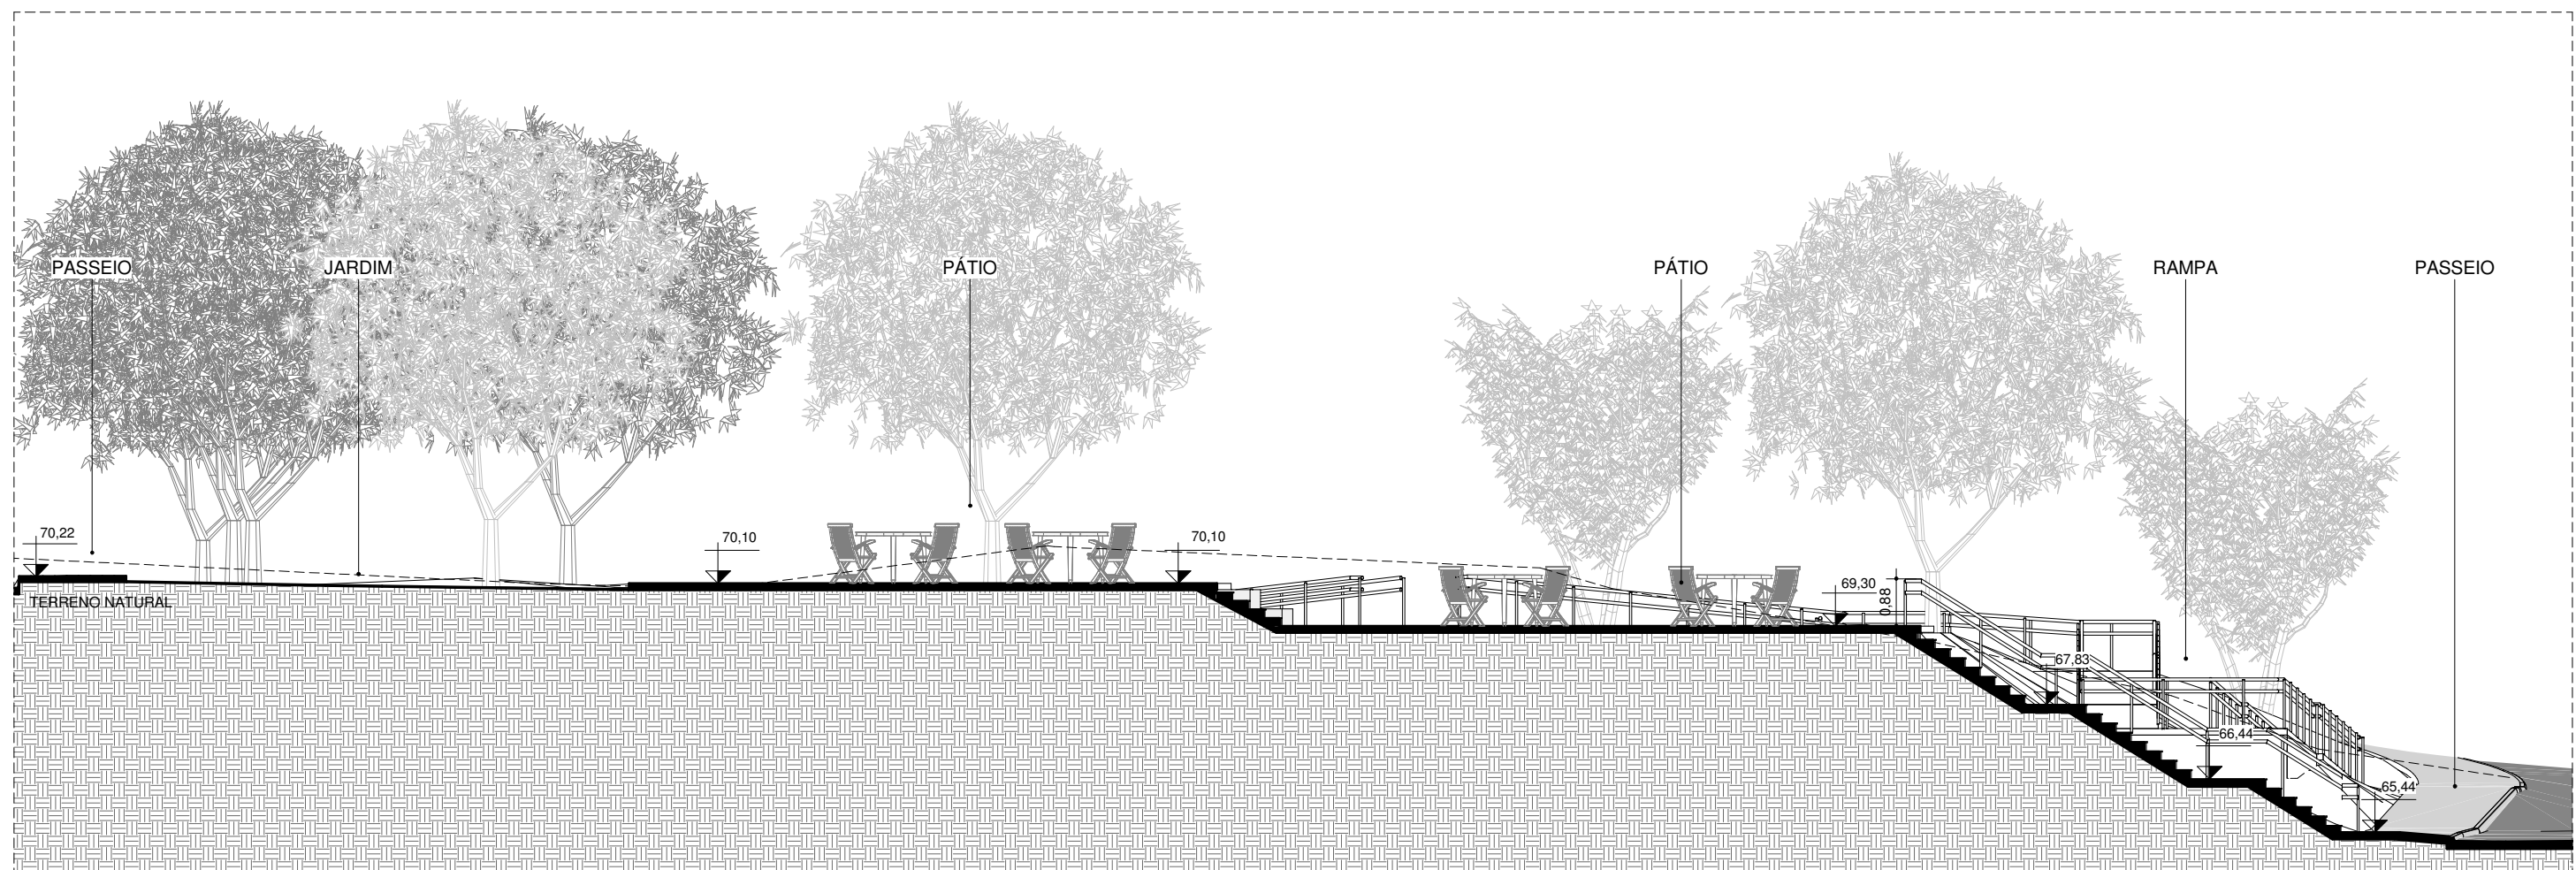


CORTE BB
ESCALA: 1 : 125




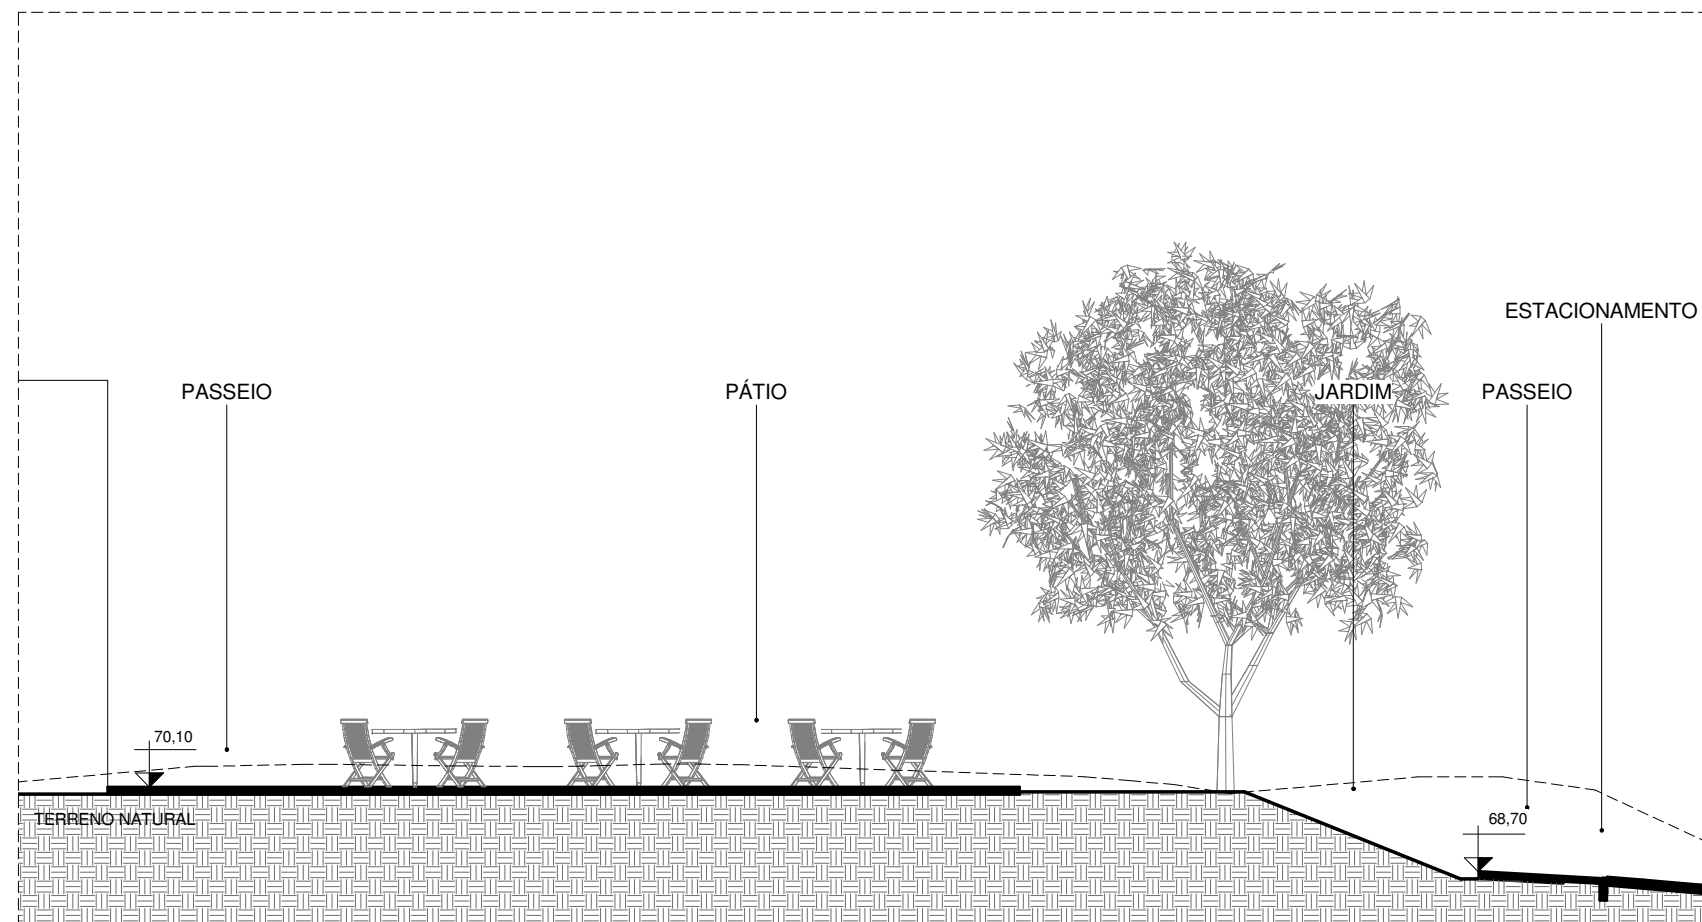



CORTE CC
ESCALA: 1 : 125

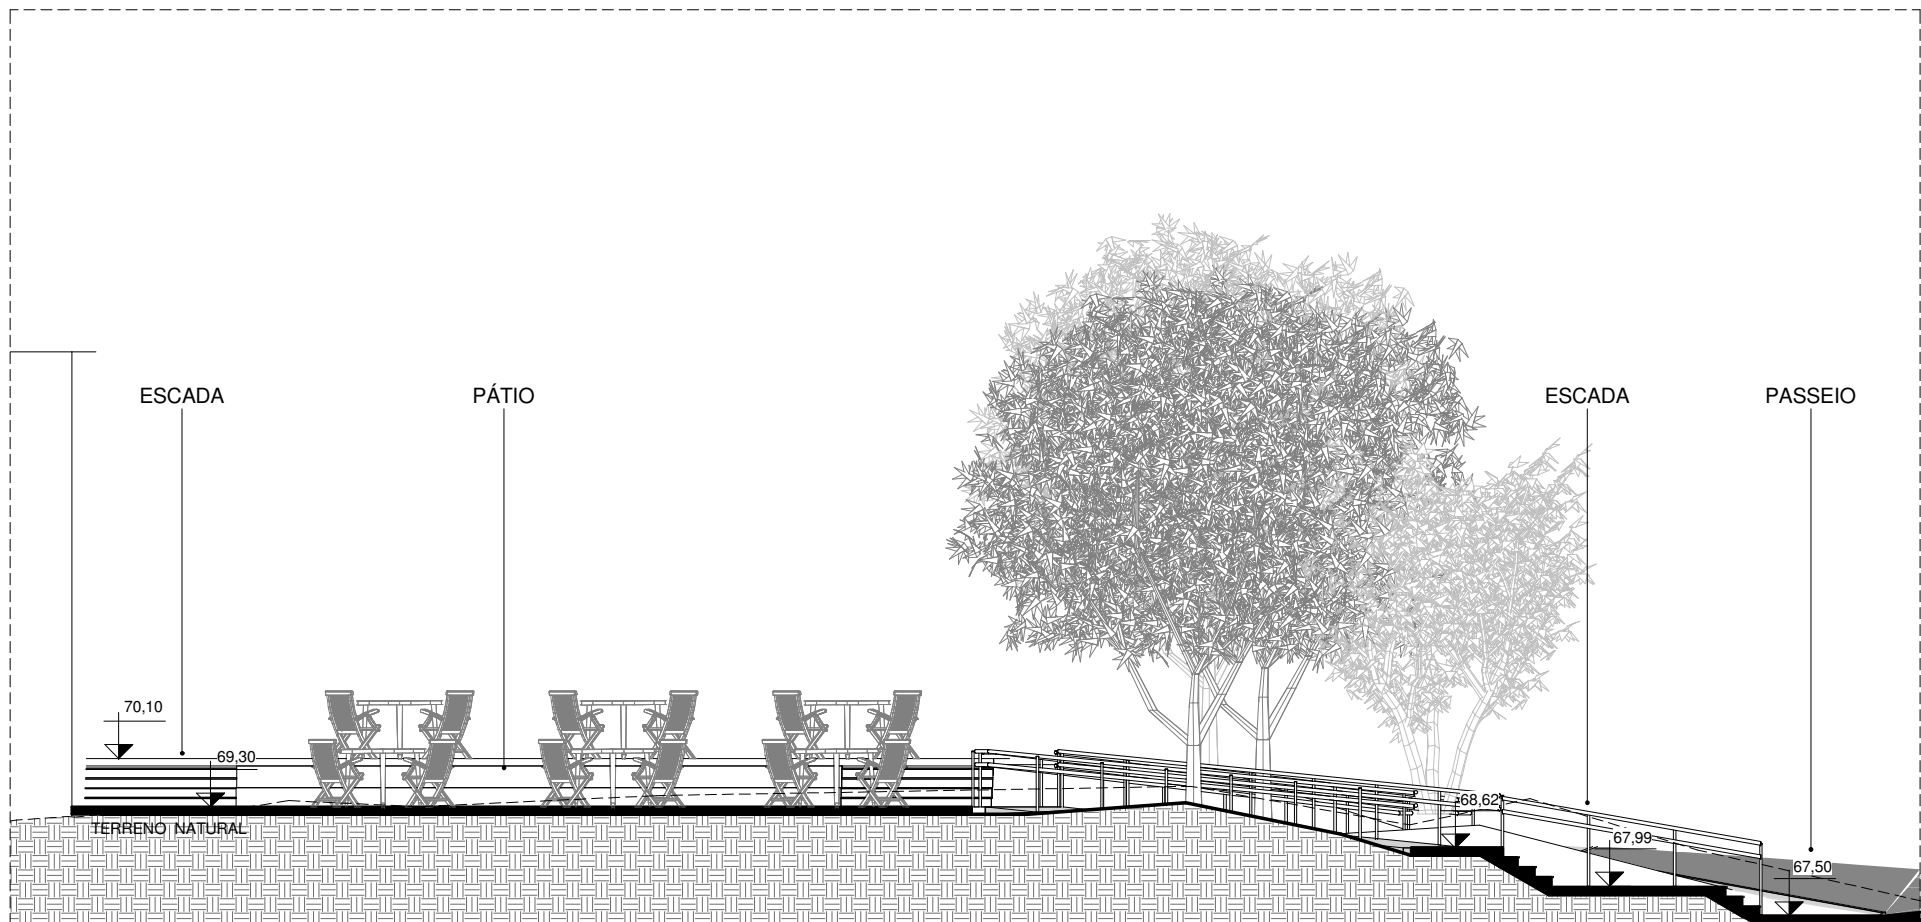

CORTE DD
ESCALA: 1 : 125

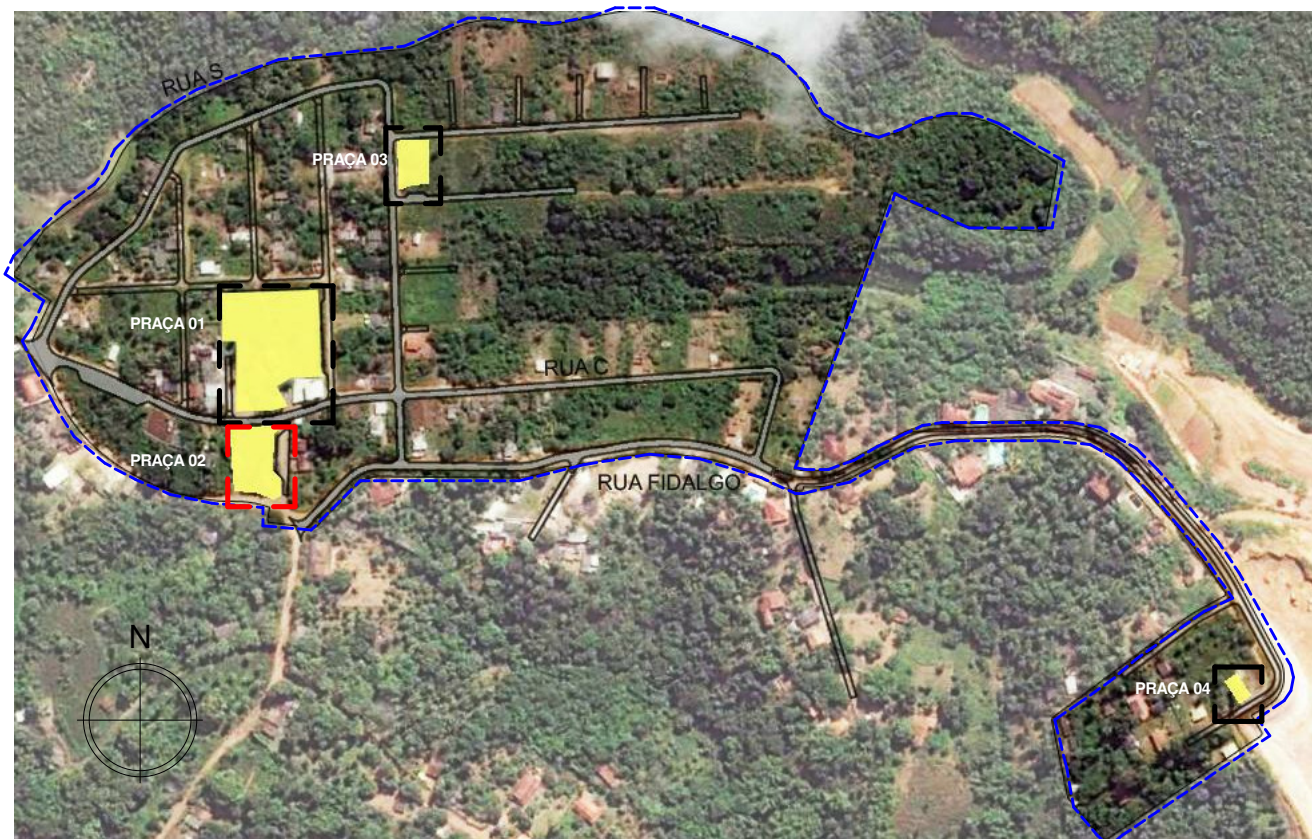


    LIMITE			
	POLIGONAL PROJETO		POLIGONAL COMUNIDADE
CADASTRO			
	CADASTRO DO LEVANTAMENTO TOPOGRÁFICO		ÁRVORES
	COTA ALTIMÉTRICA DO LEV. TOPOGRÁFICO		POSTE
REMOVER/ RELOCAR			
	EDIFICAÇÕES/CONSTRUÇÕES		ÁRVORES
	MURO		POSTE
	MEIO FIO		
PAVIMENTAÇÃO/FORRAÇÃO			
	CONCRETO		ASFALTO
	BLOCO INTERTRAVADO NATURAL/VERMELHO		ÁREA VERDE/ GRAMA
	TSS - TRATAMENTO SUPERFICIAL SIMPLES		EMBORRACHADO
	SINALIZAÇÃO TÁTIL DIRECIONAL		SINALIZAÇÃO TÁTIL DE ALERTA
	PISO INTRAVERDE		
PROJETO / PROPOSTA			
	MESA		ÁRVORES PROPOSTAS
	LIXEIRA		LIXEIRA COLETA SELETIVA
	BANCO		PARACICLO
	GUARDA-CORPO h=60cm		RAMPA TIPO 02
	RAMPA TIPO 01		PERGOLADO MODULAR EM TORAS DE EUCALITO TRATADO
QUADRO DE ÁREAS PRAÇA 02			
ARQUIBANCADA			12,01 m²
ESCALA			25,92 m²
PÁTIO			407,14 m²
RAMPA			111,87 m²
ÁREA TOTAL PAVIMENTADA			557,94 m²
JARDIM			567,84 m²
ÁREA TOTAL VERDE			567,84 m²
ÁREA TOTAL			1125,77 m²
30/09/2016 EMISSÃO INICIAL			KÁTIA
DATA	DESCRIÇÃO	REVISÃO	
	RESPONSÁVEL CONTRATANTE		
	RESPONSÁVEL CONSTRUTOR		
	RESPONSÁVEL PROJETISTA: ARO, URB. FLORIANO FREIXA AMOEDO - CAU: A12012-0		
	SECRETARIA DE INFRAESTRUTURA HÍDRICA E SANEAMENTO		
	BAHIA GOVERNO DO ESTADO		
	Consórcio CH3 HYDROS ffa		
	PLANO URBANÍSTICO E AMBIENTAL E PROJETOS ESPECÍFICOS PARA O VETOR IPITANGA		
	CONTRATANTE: SECRETARIA DE INFRAESTRUTURA HÍDRICA E SANEAMENTO - SIHS		
	FASE: PROJETO EXECUTIVO		
	DISCIPLINA: URBANISMO		
	TEMA PROJ. ESPECÍFICO: 3 - PÔR DO SOL		
	TÍTULO: PRAÇA 02 - PLANTA BAIXA E CORTES		
	Nº TEMA - Nº PRANCHA / TOTAL PRANÇAS: 3-05 / 07		
	ENDEREÇO: ESTRADA DO RAPOSO-CASSANGE SALVADOR/BA		
	PROJETO Nº: 0365		
	PROJ.: DES.: DESENHO Nº:		
	CONF.: VERIF.: APROV.:		
	DATA EMISSÃO INICIAL: SET/2016		
	ESCALA: INDICADA		
	RESPONSÁVEL TÉCNICO/LEGAL: FFA ARQUITETURA E URBANISMO LTDA - ARO, URB. FLORIANO FREIXA AMOEDO (CAU A12012-0). TODOS OS DIREITOS RESERVADOS		

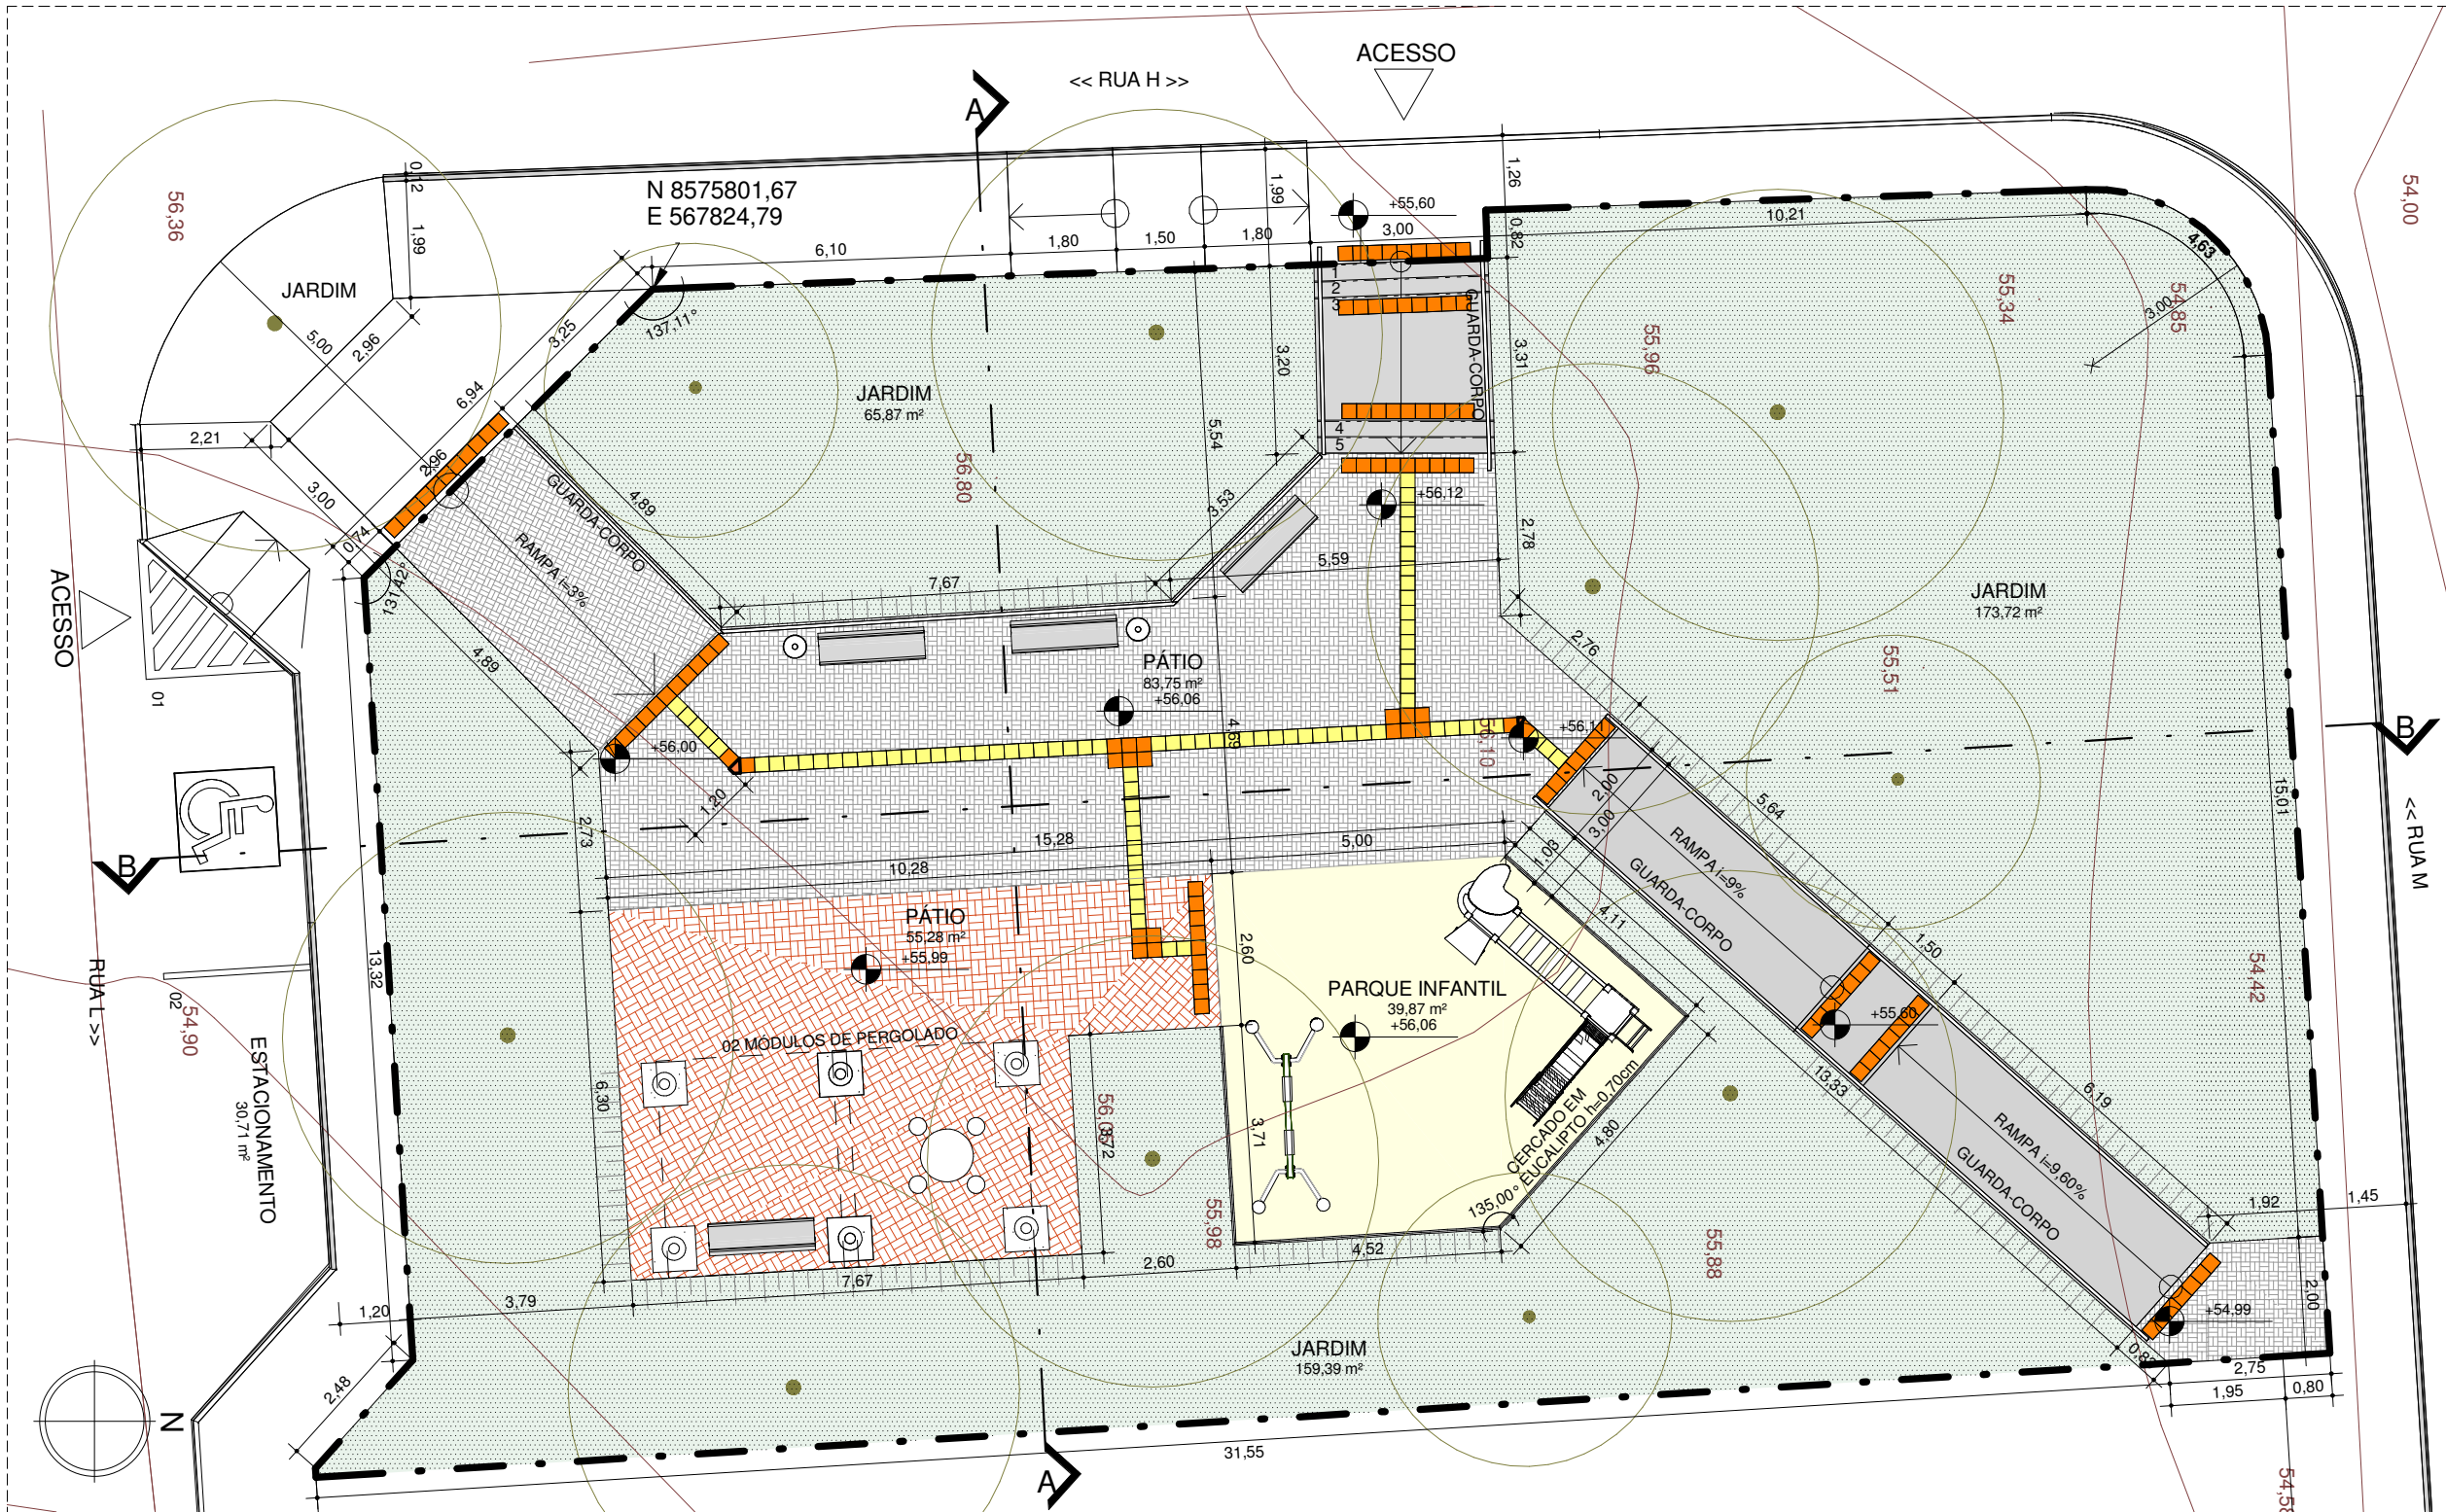


PLANTA BAIXA

ESCALA. 1 : 125

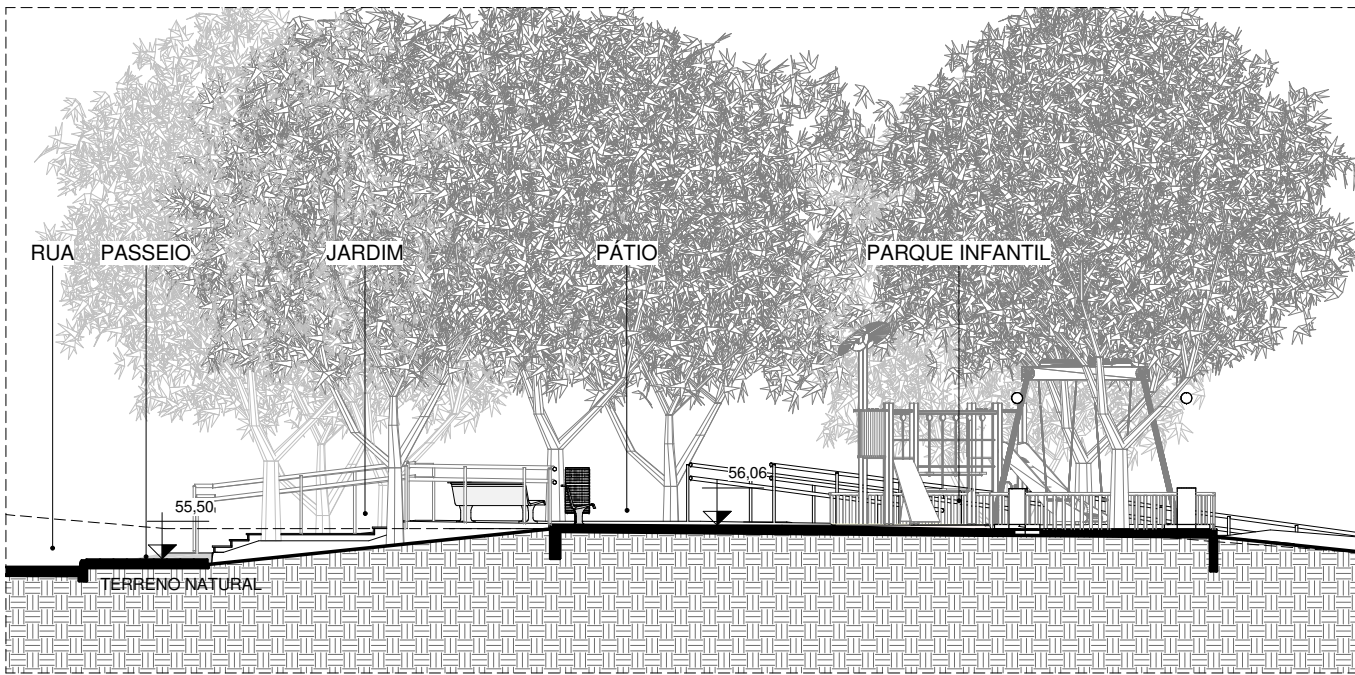

CORTE AA

ESCALA. 1 : 125

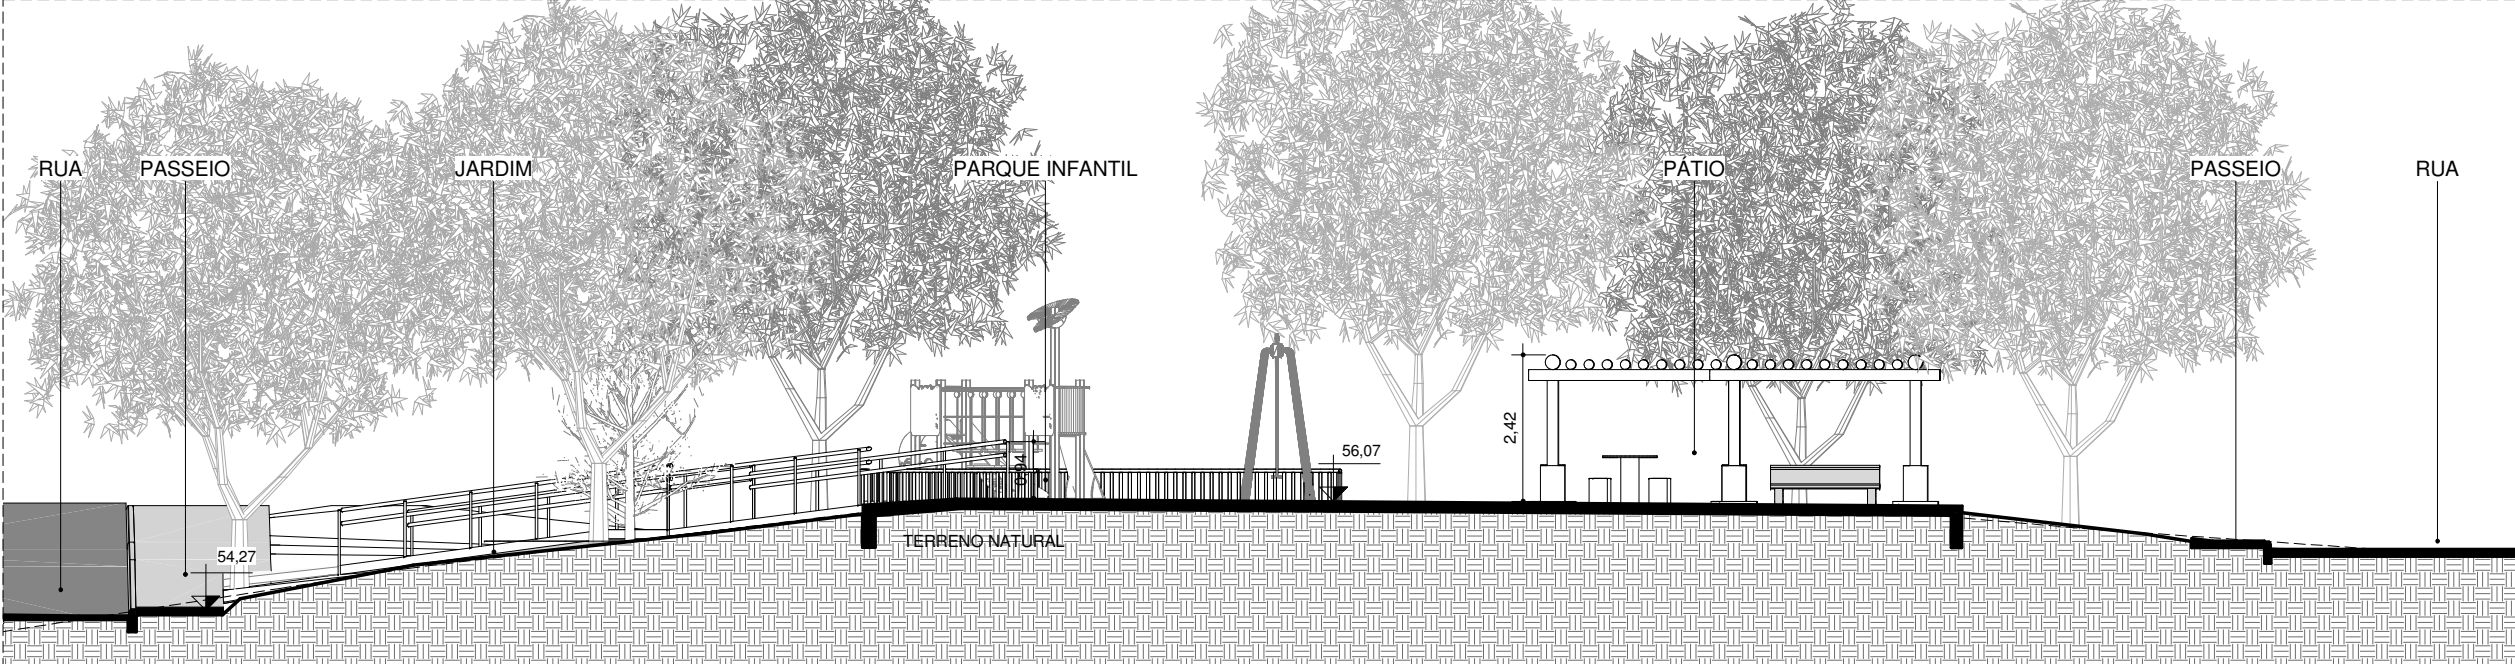


CORTE BB

ESCALA. 1 : 125



PERSPECTIVA 01

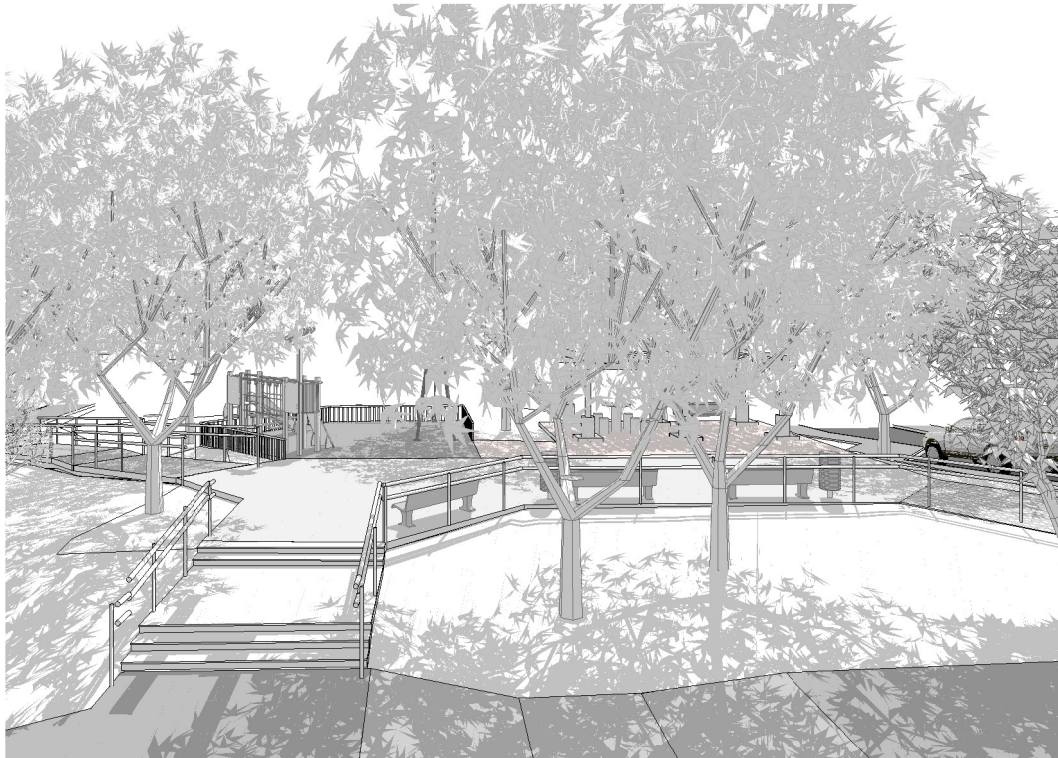

PERSPECTIVA 02



PERSPECTIVA 03



PERSPECTIVA 04



LIMITES

—	POLIGONAL PROJETO	---	POLIGONAL COMUNIDADE
---	-------------------	-----	----------------------

CADASTRO

—	CADASTRO DO LEVANTAMENTO TOPOGRÁFICO	—	ÁRVORES
—	COTA ALTIMÉTRICA DO LEV. TOPOGRÁFICO	P	POSTE

REMOVER/ RELOCAR

---	EDIFICAÇÕES/CONSTRUÇÕES	---	ÁRVORES
---	MURO	P	POSTE
---	MEIO FIO	---	---

PAVIMENTAÇÃO/FORRAÇÃO

---	CONCRETO	---	ASFALTO
---	BLOCO INTERTRAVADO NATURAL/VERMELHO	---	ÁREA VERDE/ GRAMA
---	TSS - TRATAMENTO SUPERFICIAL SIMPLES	---	EMBORRACHADO
---	SINALIZAÇÃO TÁTIL DIRECIONAL	---	SINALIZAÇÃO TÁTIL DE ALERTA
---	PISO INTRAVERDE	---	---

PROJETO / PROPOSTA

---	MESA	---	ÁRVORES PROPOSTAS
---	LIXEIRA	---	LIXEIRA COLETA SELETIVA
---	BANCO	---	PARACICLO
---	GUARDA CORPO h=92cm	---	RAMPA TIPO 02
---	RAMPA TIPO 01	---	PERGOLADO MODULAR EM TORAS DE EUCALÍPTO TRATADO

QUADRO DE ÁREAS PRAÇA 03

ESCALA	9,71 m²
PARQUE INFANTIL	39,87 m²
PÁTIO	139,03 m²
RAMPA	46,62 m²
ÁREA TOTAL PAVIMENTADA	235,24 m²
JARDIM	398,97 m²
ÁREA TOTAL VERDE	398,97 m²
ÁREA TOTAL	634,21 m²

30/09/2016	EMIÇÃO INICIAL	KÁTIA
DATA	DESCRIÇÃO	REVISÃO

RESPONSÁVEL CONTRATANTE

RESPONSÁVEL CONSTRUTOR

RESPONSÁVEL PROJETISTA: ARQ/URB. FLORIANO FREAZA AMOEDO - CAU: A12012-0

SECRETARIA DE
INFRAESTRUTURA
HÍDRICA E SANEAMENTO

BAHIA
GOVERNO DO ESTADO

Consórcio
HYDROS
ffa

PLANO URBANÍSTICO E AMBIENTAL E PROJETOS ESPECÍFICOS PARA O VETOR IPITANGA

CONTRATANTE:

SECRETÁRIA DE INFRAESTRUTURA HÍDRICA E SANEAMENTO - SIHS

FASE:

PROJETO EXECUTIVO

DISCIPLINA:

URBANISMO

TEMA/PROJ. ESPECÍFICO:

3 - PÔR DO SOL

TÍTULO:

PRAÇA 03 - PLANTA BAIXA E CORTES

Nº TEMA - Nº PRANCHA / TOTAL PRANCHAS:

3-06 / 07

ENDEREÇO:

ESTRADA DO RAPOSO-CASSANGE SALVADOR/BA

DATA EMISSÃO INICIAL:

SET/2016

ESCALA:

INDICADA

PROJETO Nº:

0365

PROJ.:

DES.:

DESENHO Nº:

CONF.:

VERIF.:

APROV.:

RESPONSÁVEL TÉCNICO/LEGAL: FFA ARQUITETURA E URBANISMO LTDA - ARQ/URB. FLORIANO FREAZA AMOEDO (CAU A12012-0). TODOS OS DIREITOS RESERVADOS

PLANTA BAIXA
ESCALA. 1 : 125

CORTE AA
ESCALA. 1 : 125

CORTE CC
ESCALA. 1 : 125

CORTE BB
ESCALA. 1 : 125

CORTE DD
ESCALA. 1 : 125

PERSPECTIVA 01

PERSPECTIVA 02

PERSPECTIVA 03



LIMITES		POLIGONAL QUANTO		POLIGONAL COMUNIDADE	
CADASTRO		CADASTRO DO LEVANTAMENTO TOPOGRÁFICO COTA ALTIMÉTRICA DO LEV. TOPOGRÁFICO	ÁRVORES POSTE		
REMOVER/ RELOCAR		EDIFICAÇÕES/CONSTRUÇÕES MURO MEIO FIO	ÁRVORES POSTE		
PAVIMENTAÇÃO/FORRAÇÃO					
CONCRETO BLOCO INTERTRAVADO NATURAL/VERMELHO TTS - TRATAMENTO SUPERFICIAL SIMPLES SINALIZAÇÃO TÁTIL DIRECIONAL PISO INTERTRAVE		ASFALTO ÁREA VERDE / GRAMA EMBORRACHADO SINALIZAÇÃO TÁTIL DE ALERTA			
PROJETO / PROPOSTA		ÁRVORES PROPOSTAS LIXEIRA COLETA SELETIVA PARACÍDIO RAMP A TIPO 02 PERGOLADO MODULAR EM TORÇAS DE EUCALÍPTO TRATADO			
QUADRO DE ÁREAS PRAÇA 04					
PÁTIO				67,33 m²	
PÁTIO				57,36 m²	
PÁTIO				24,05 m²	
ÁREA TOTAL PAVIMENTADA				148,73 m²	
GRAMA				1316,16 m²	
ÁREA TOTAL VERDE				1516,16 m²	
ÁREA TOTAL				1715,48 m²	
30/09/2016		EMISSIONAL INICIAL		KÁTIA	
DATA		DESCRIÇÃO		REVISÃO	

RESPONSÁVEL CONTRATANTE _____

RESPONSÁVEL CONSTRUTOR _____

RESPONSÁVEL PROJETISTA: ARQ./URB. FLORIANO FREAZA AMOEDO - CAU: A12012-0

SECRETARIA DE
INFRAESTRUTURA
HÍDRICA E SANEAMENTO


BAHIA
GOVERNO DO ESTADO

Consórcio
CHU HYDROS


ffa

PLANO URBANÍSTICO E AMBIENTAL E PROJETOS ESPECÍFICOS PARA O VETOR IPITANGA		
CONTRATANTE: SECRETARIA DE INFRAESTRUTURA HÍDRICA E SANEAMENTO - SIHS		
FASE: PROJETO EXECUTIVO	DISCIPLINA: URBANISMO	TEMA/PROJ. ESPECÍFICO: 3 - PÔR DO SOL
TÍTULO: PRAÇA 04 - PLANTA BAIXA E CORTES		Nº TEMA - Nº PRANCHA / TOTAL PRANCHAS: 3-07 / 07


ENDEREÇO: ESTRADA DO RAPOSO-CASSANGE SALVADOR/BA			DATA EMISSÃO INICIAL: SET/2016	ESCALA: INDICADA
PROJETO Nº: 0365	PROJ.: 	DES.: 	DESENHO Nº:	
CONF.: 	VERIF.: 	APROV.: 		

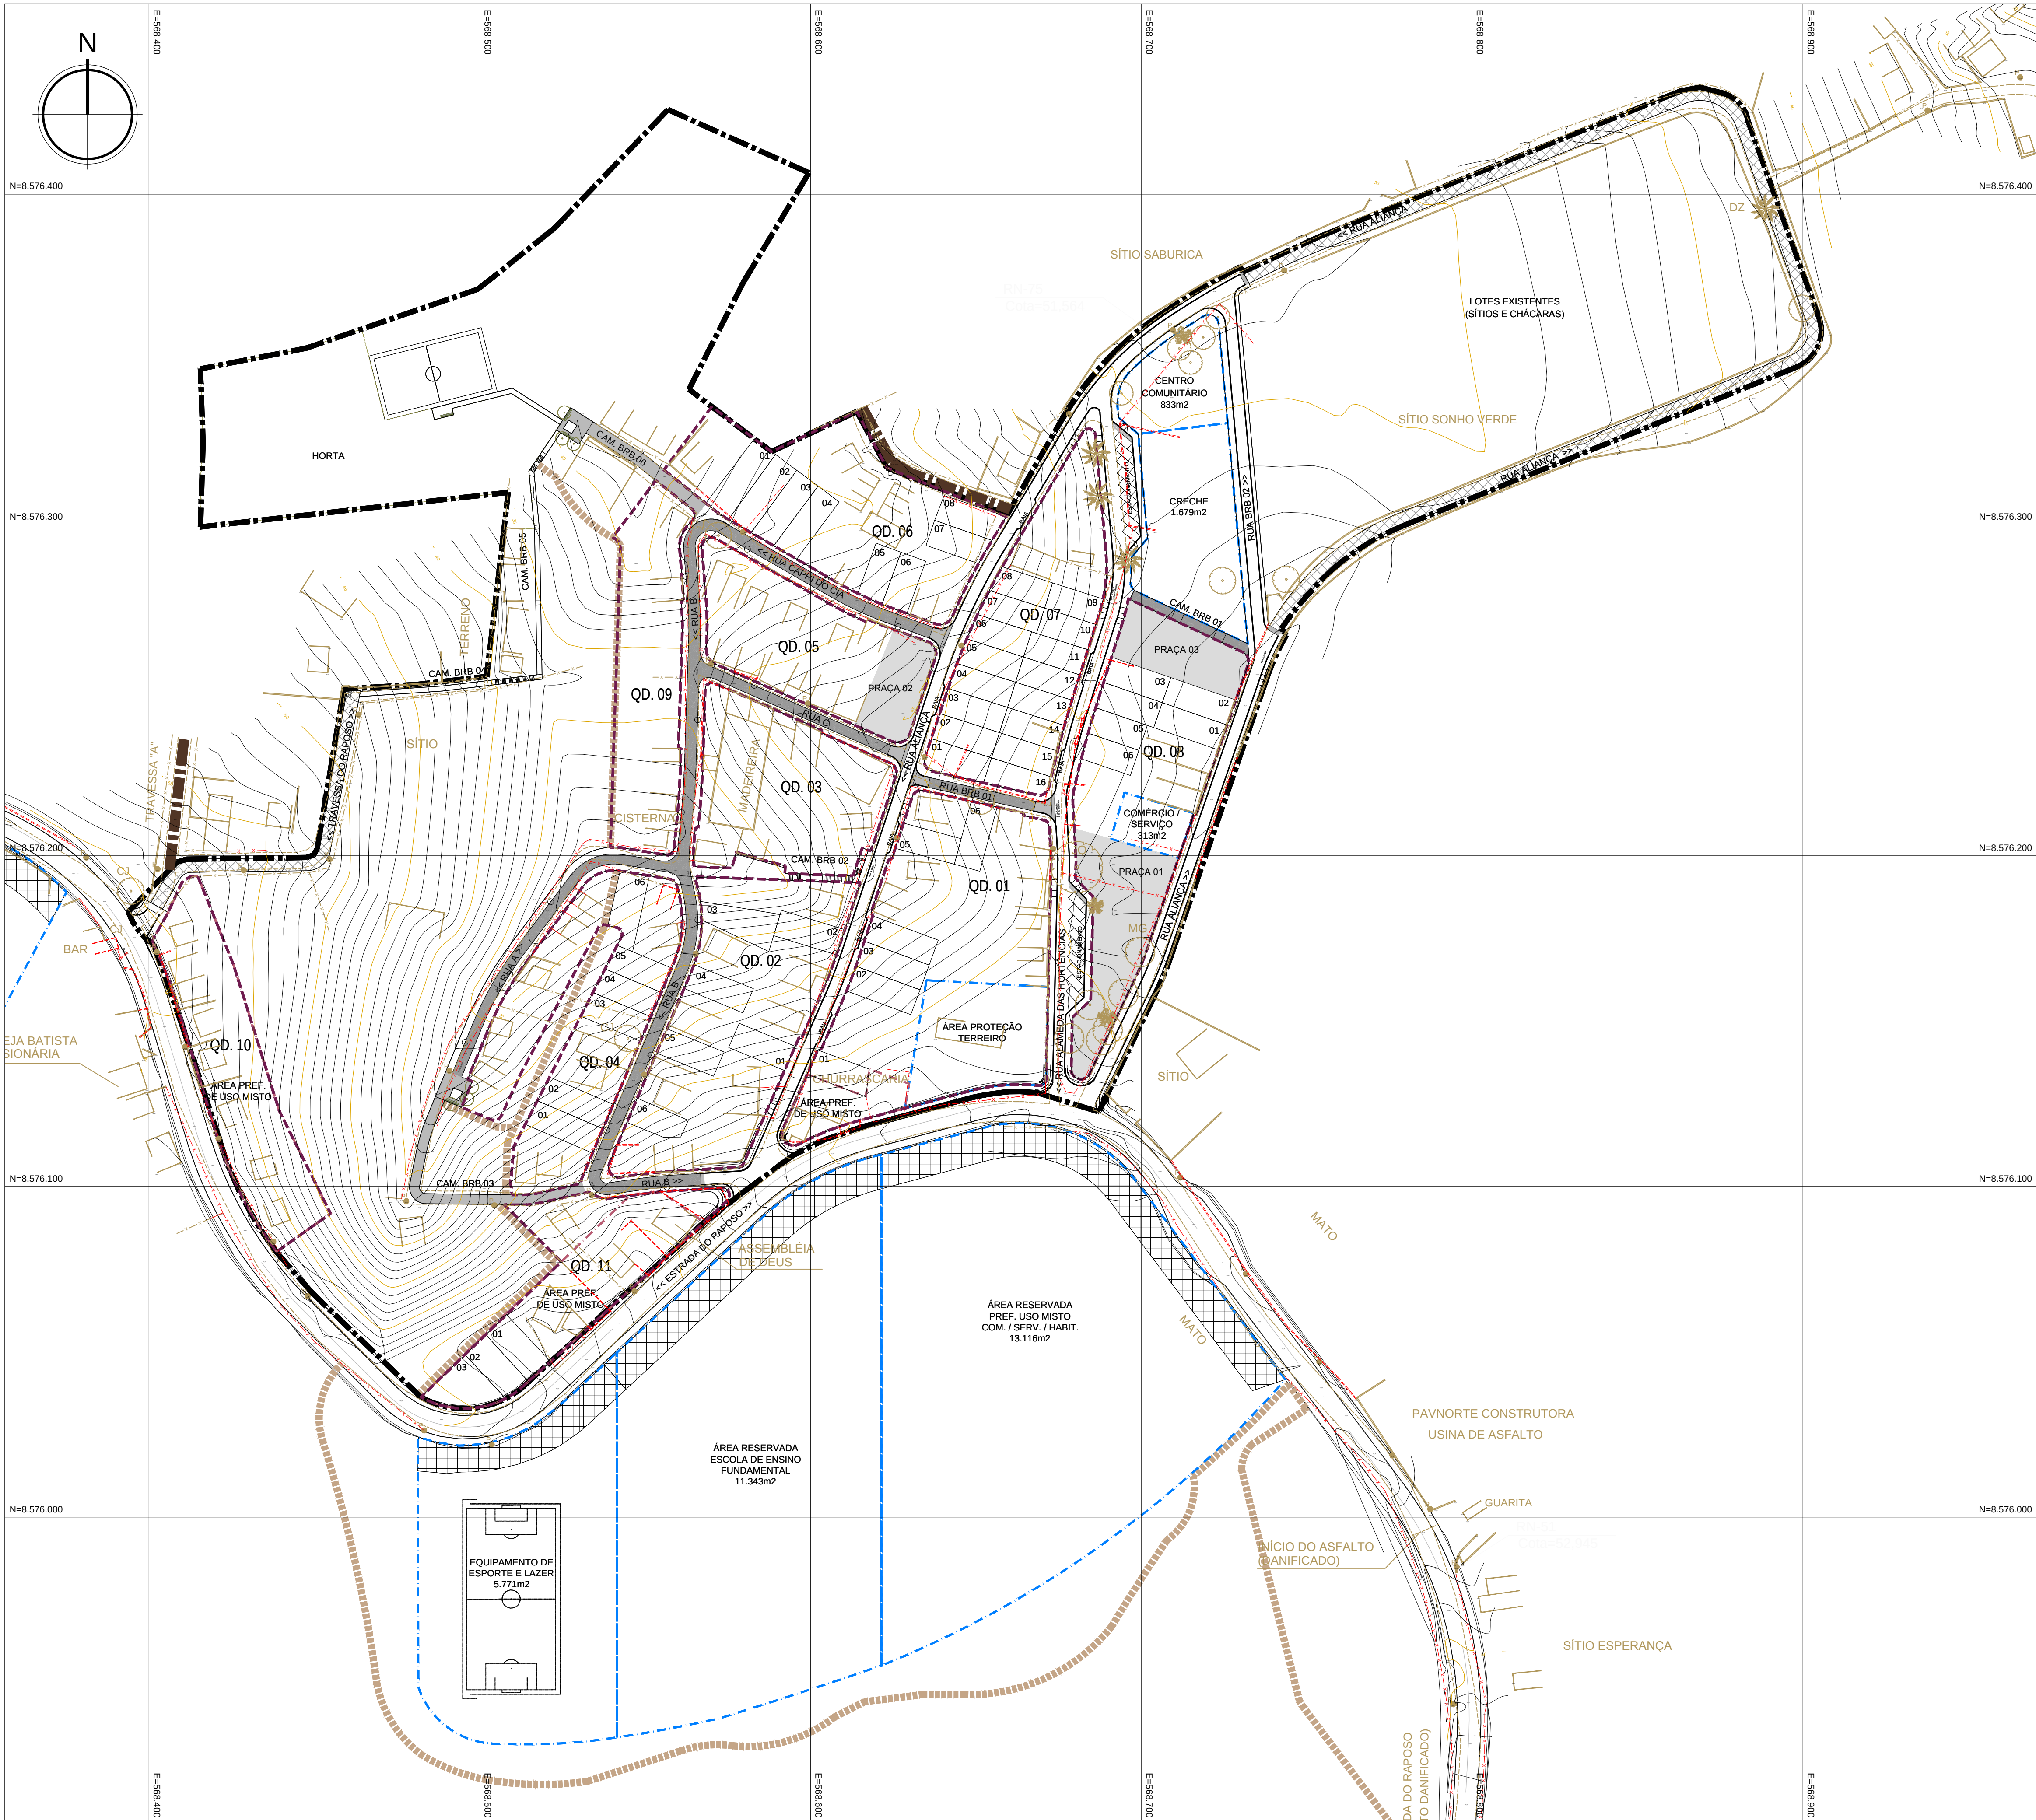

BIRIBEIRA - NÚCLEO 01
ESCALA 1:1000

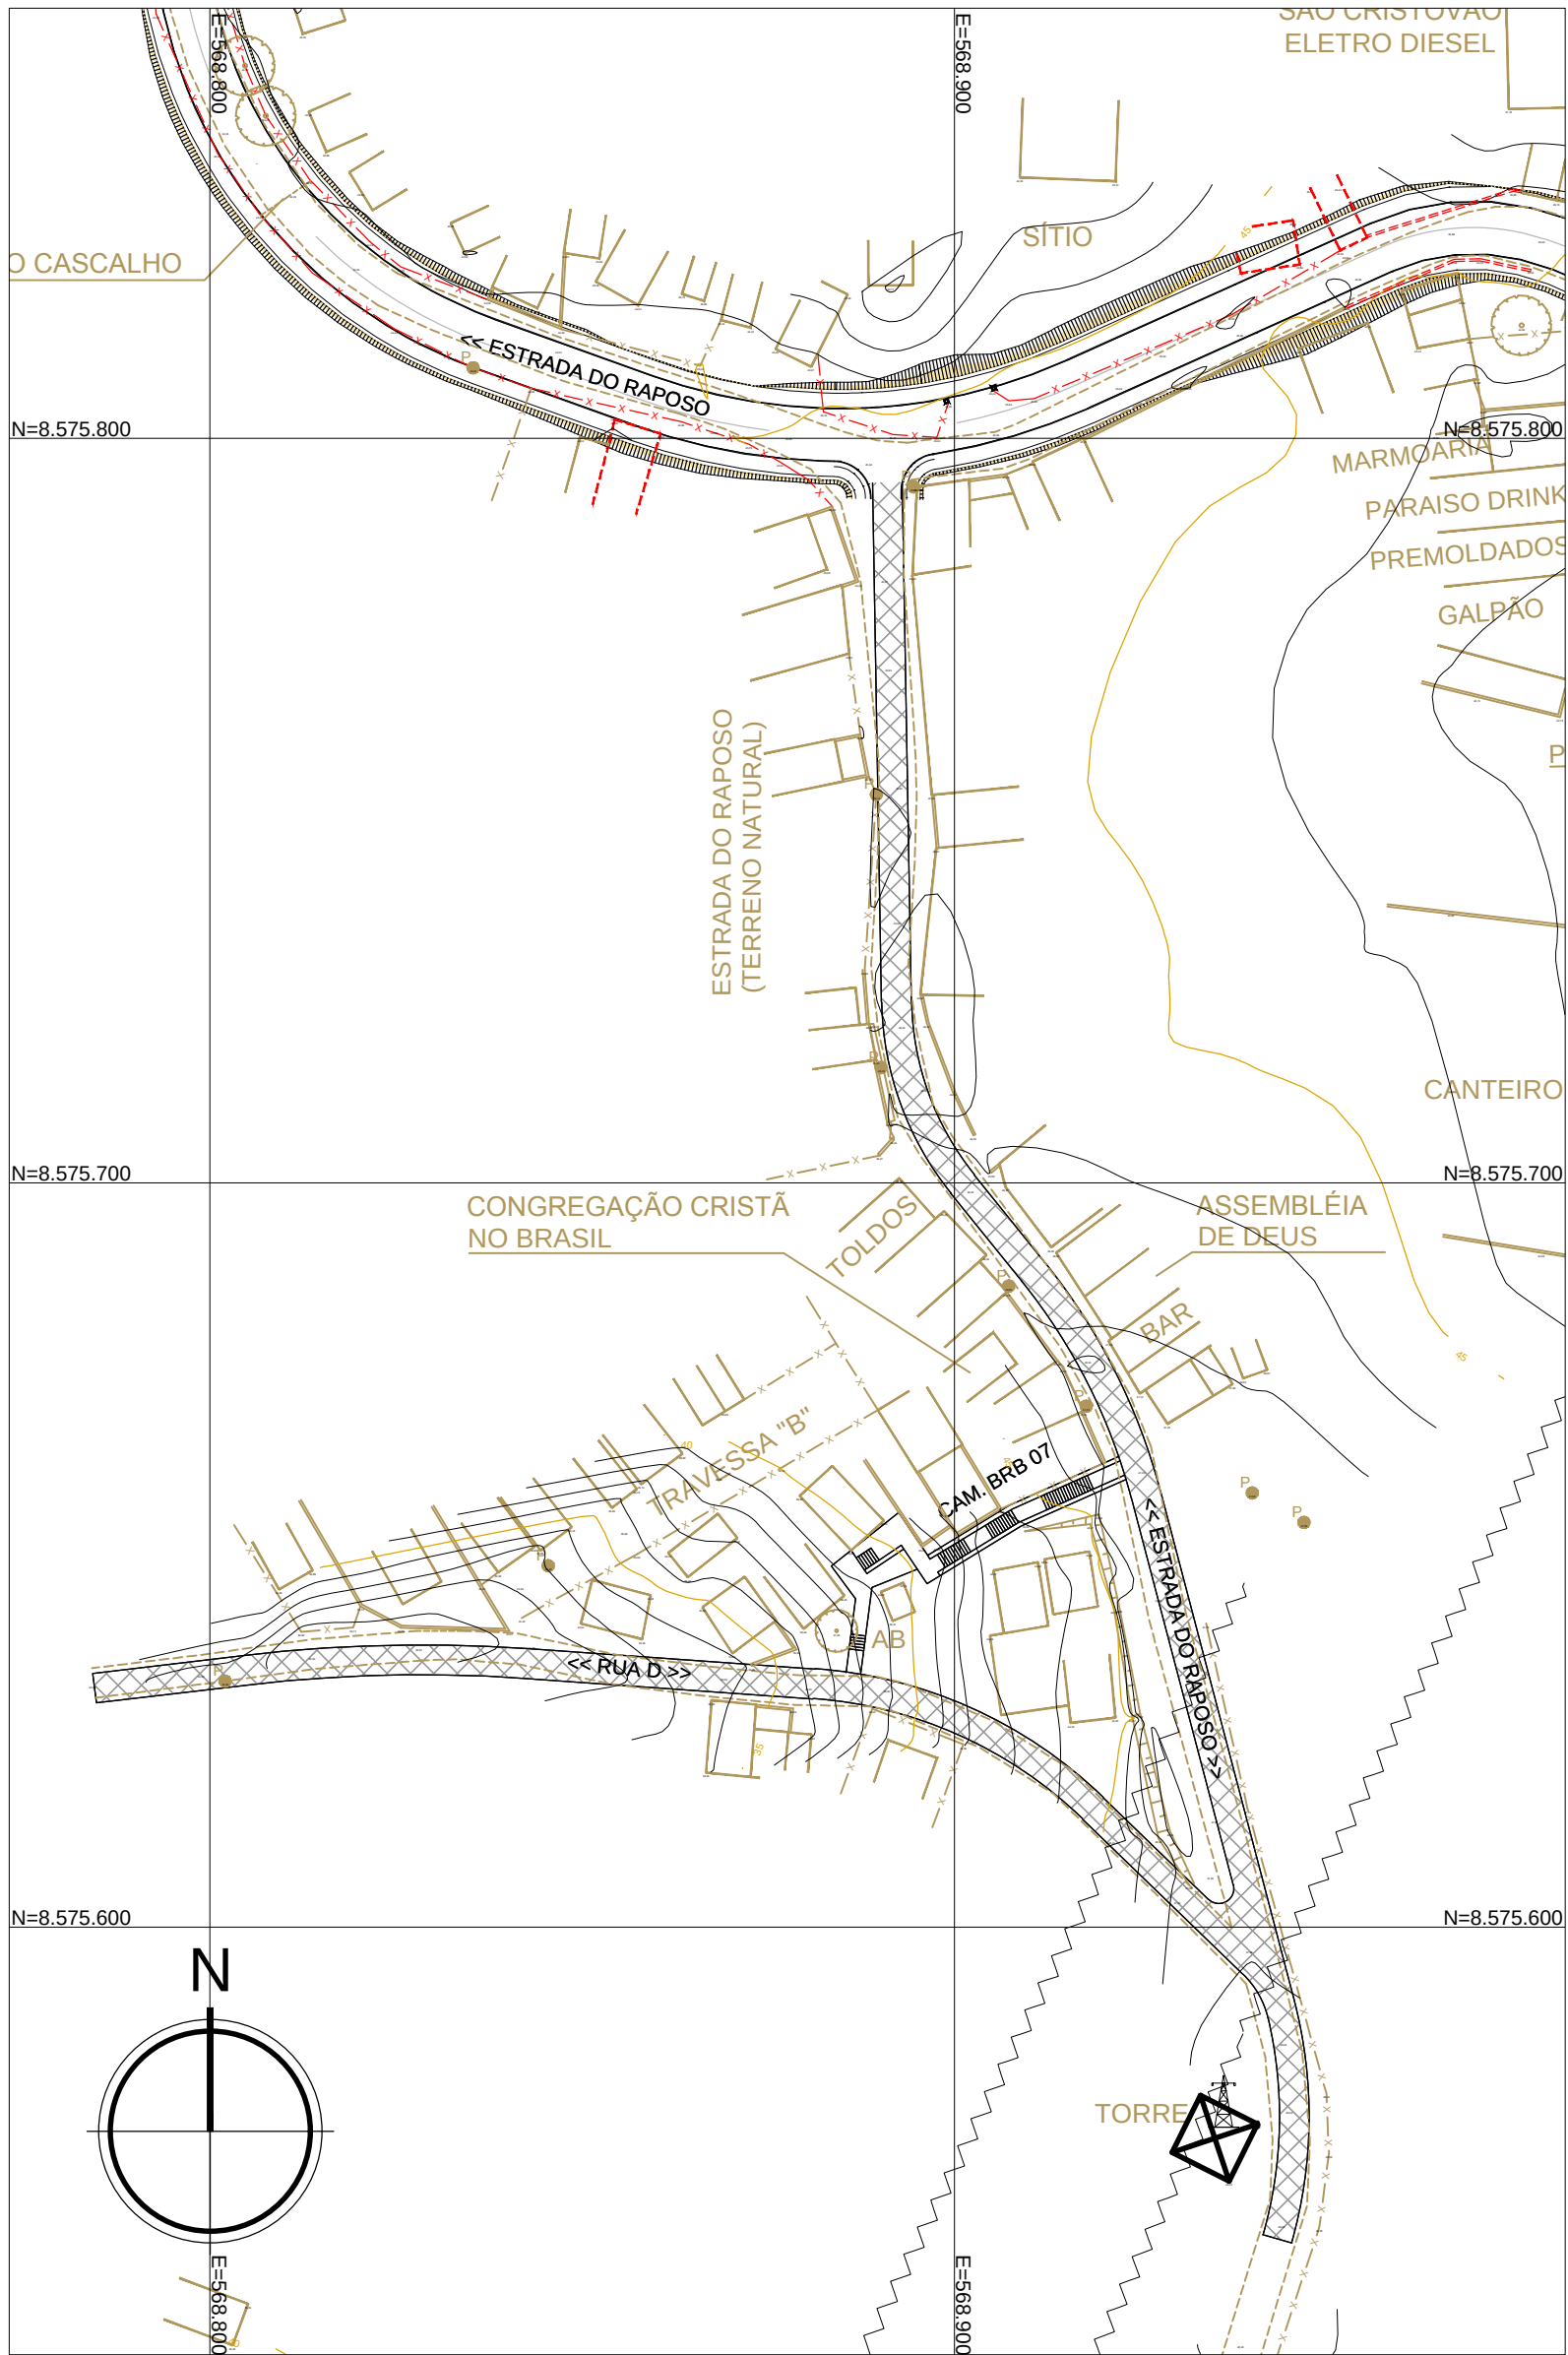

BIRIBEIRA - NÚCLEO 02
ESCALA 1:1000

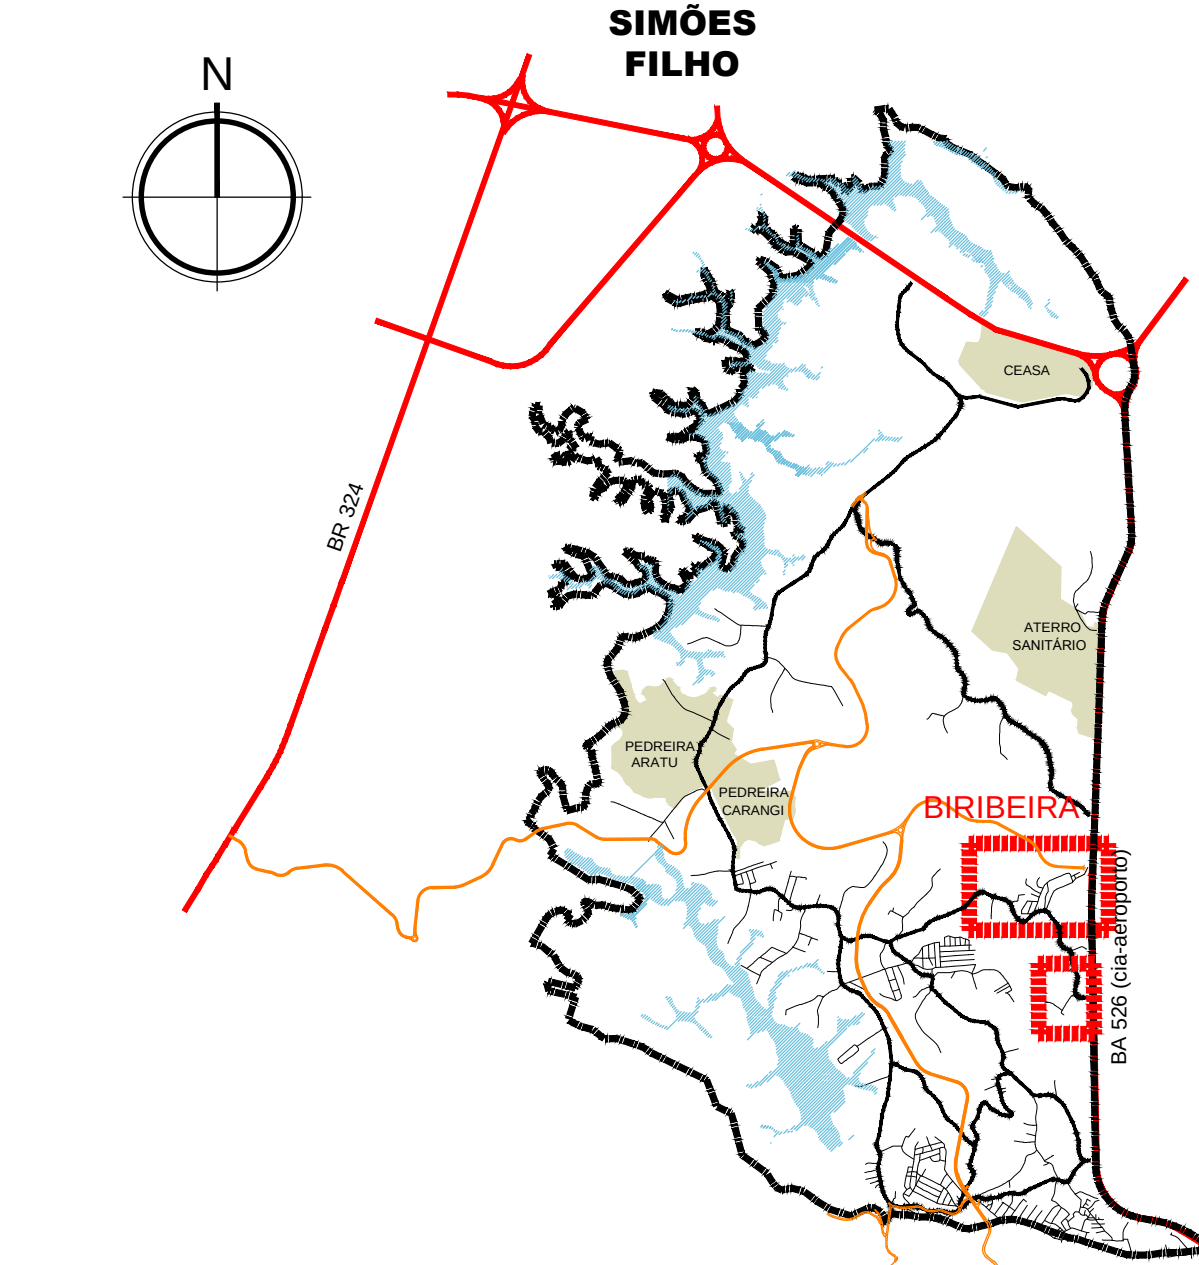

LEGENDA

LIMITES		
QUADRA	POLIGONAL DE INTERVENÇÃO	ÁREAS RESERVADAS
CADASTRO	CADASTRO DO LÍV. TOPOGRÁFICO	POSTE
EDIFICAÇÃO EXISTENTE*	EDIFICAÇÃO EXISTENTE*	ÁRVORE EXISTENTE
REMOVER/RELOCAR	REMOVER/RELOCAR	REMOVER/RELOCAR
EDIFICAÇÕES/CONSTRUÇÕES AFETADAS	EDIFICAÇÕES/CONSTRUÇÕES AFETADAS	EDIFICAÇÕES/CONSTRUÇÕES AFETADAS
POSTE	POSTE	ÁRVORE
MURO	MURO	CERCA

30/09/2016	EMISSÃO INICIAL	DATA	REVIS.
	DESCRIÇÃO		

RESPONSÁVEL CONTRATANTE:

RESPONSÁVEL CONSTRUTOR:

RESPONSÁVEL PROJETISTA: ARQ. RUBEN FLOREANO FREITAS ARAÚJO - CAU 11.011.910



PLANO URBANÍSTICO E AMBIENTAL E PROJETOS ESPECÍFICOS PARA O VETOR IPITANGA


CONTRATANTE: SECRETARIA DE INFRAESTRUTURA HÍDRICA E SANEAMENTO - S

FASE: PROJETO EXECUTIVO DISCIPLINA: URBANISMO TEMAPROJ. ESPECÍFICO: 4-BIRIBEIRA


TÍTULO: DEMOLIÇÕES Nº TEMA - Nº PRANCHA - TOTAL: 4-02 / 1

ENDEREÇO: ESTRADA DO RAPOSO, CASSANGÊ - SALVADOR/BA DATA EMISSÃO INICIAL: SET/2016 ESCALA: 1:



PROJETO Nº: 0365 PROJ.: VERIF.: APROV.: DESENHO Nº

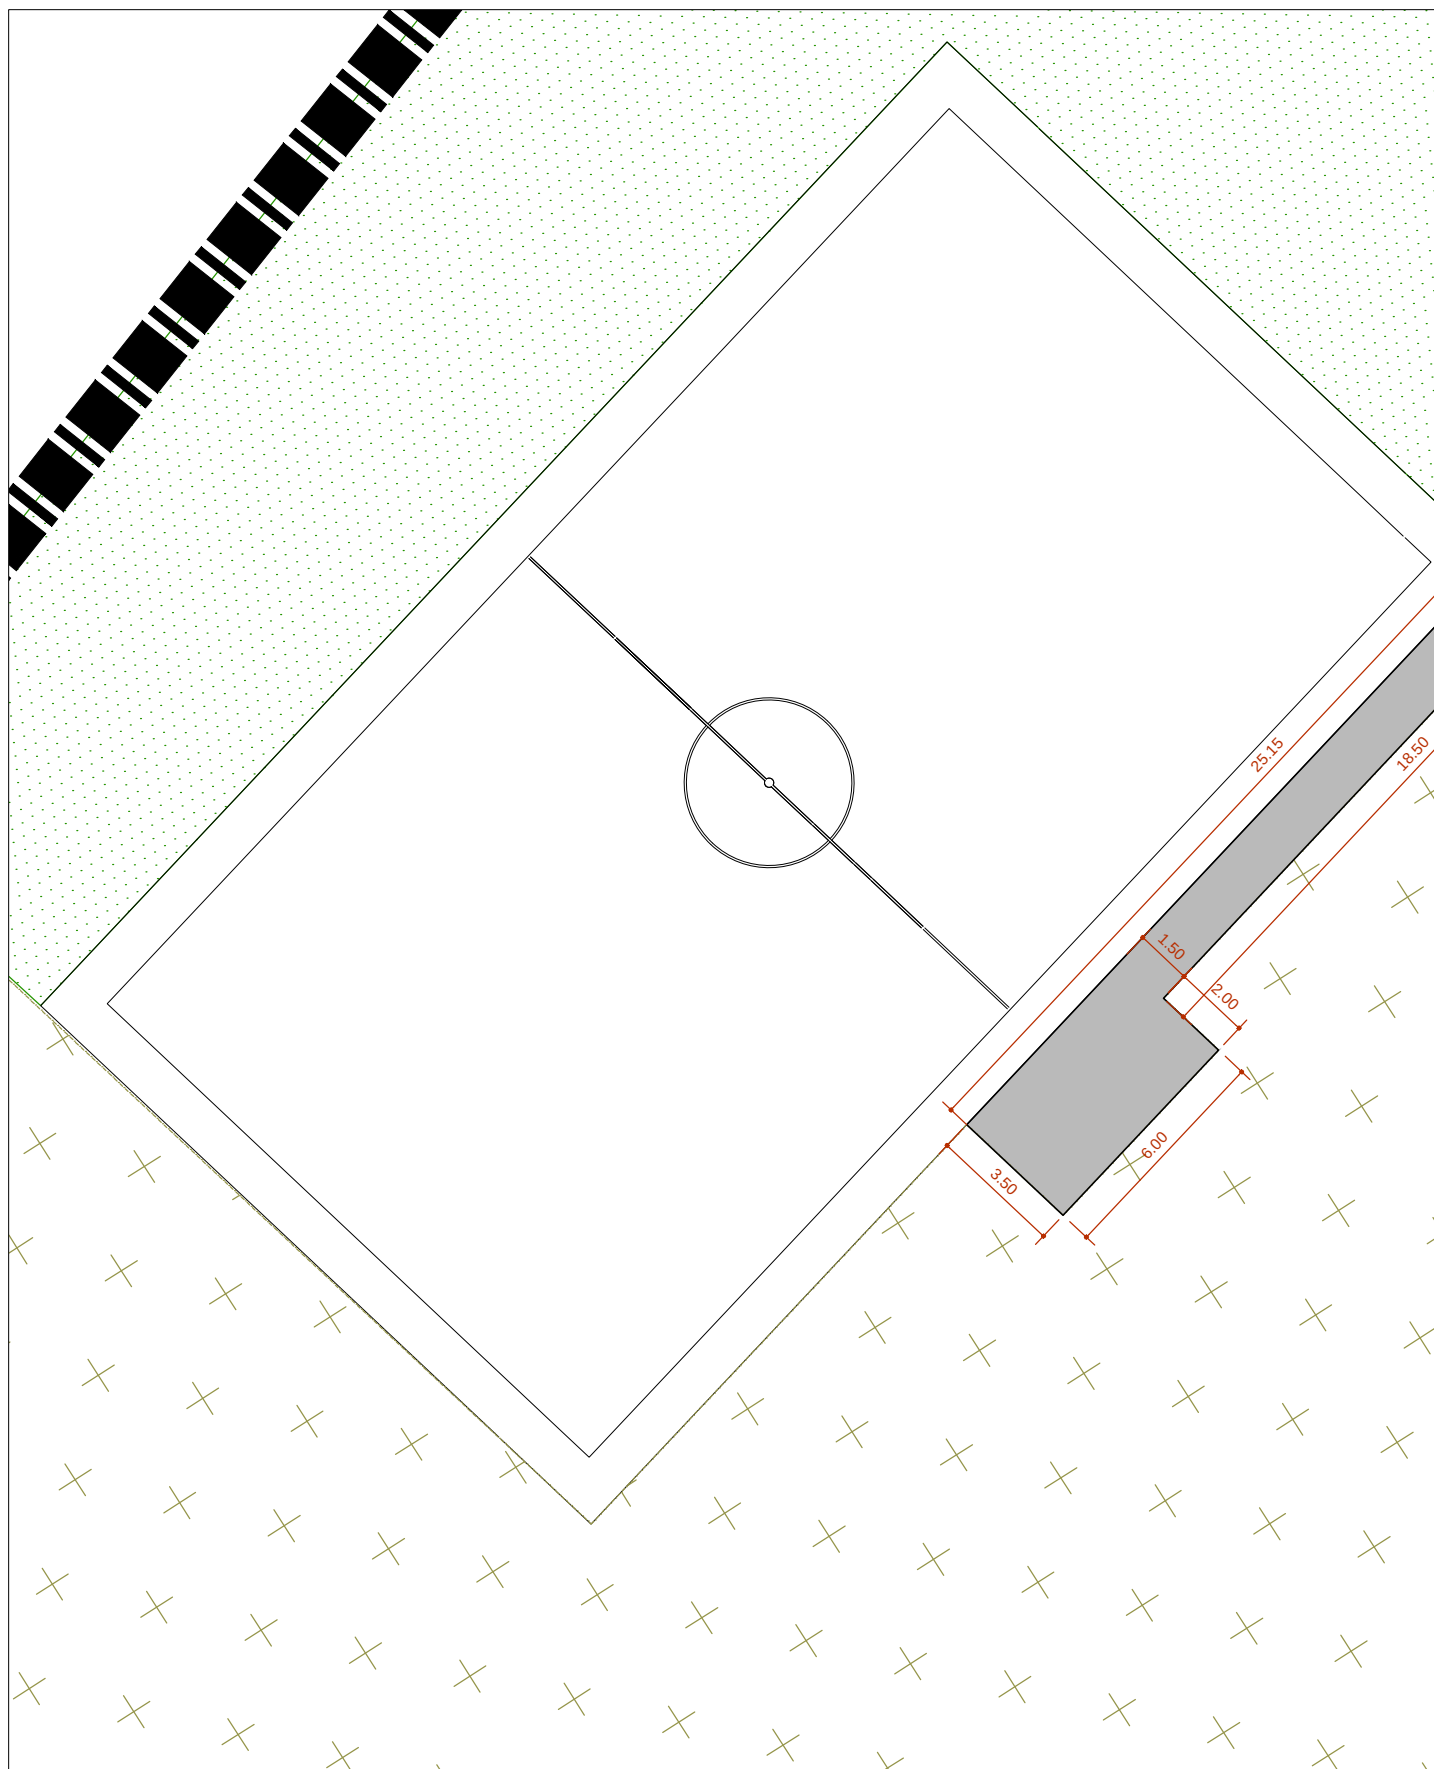


PLANTA BAIXA CAMINHO BRB 06
ESCALA: 1:200

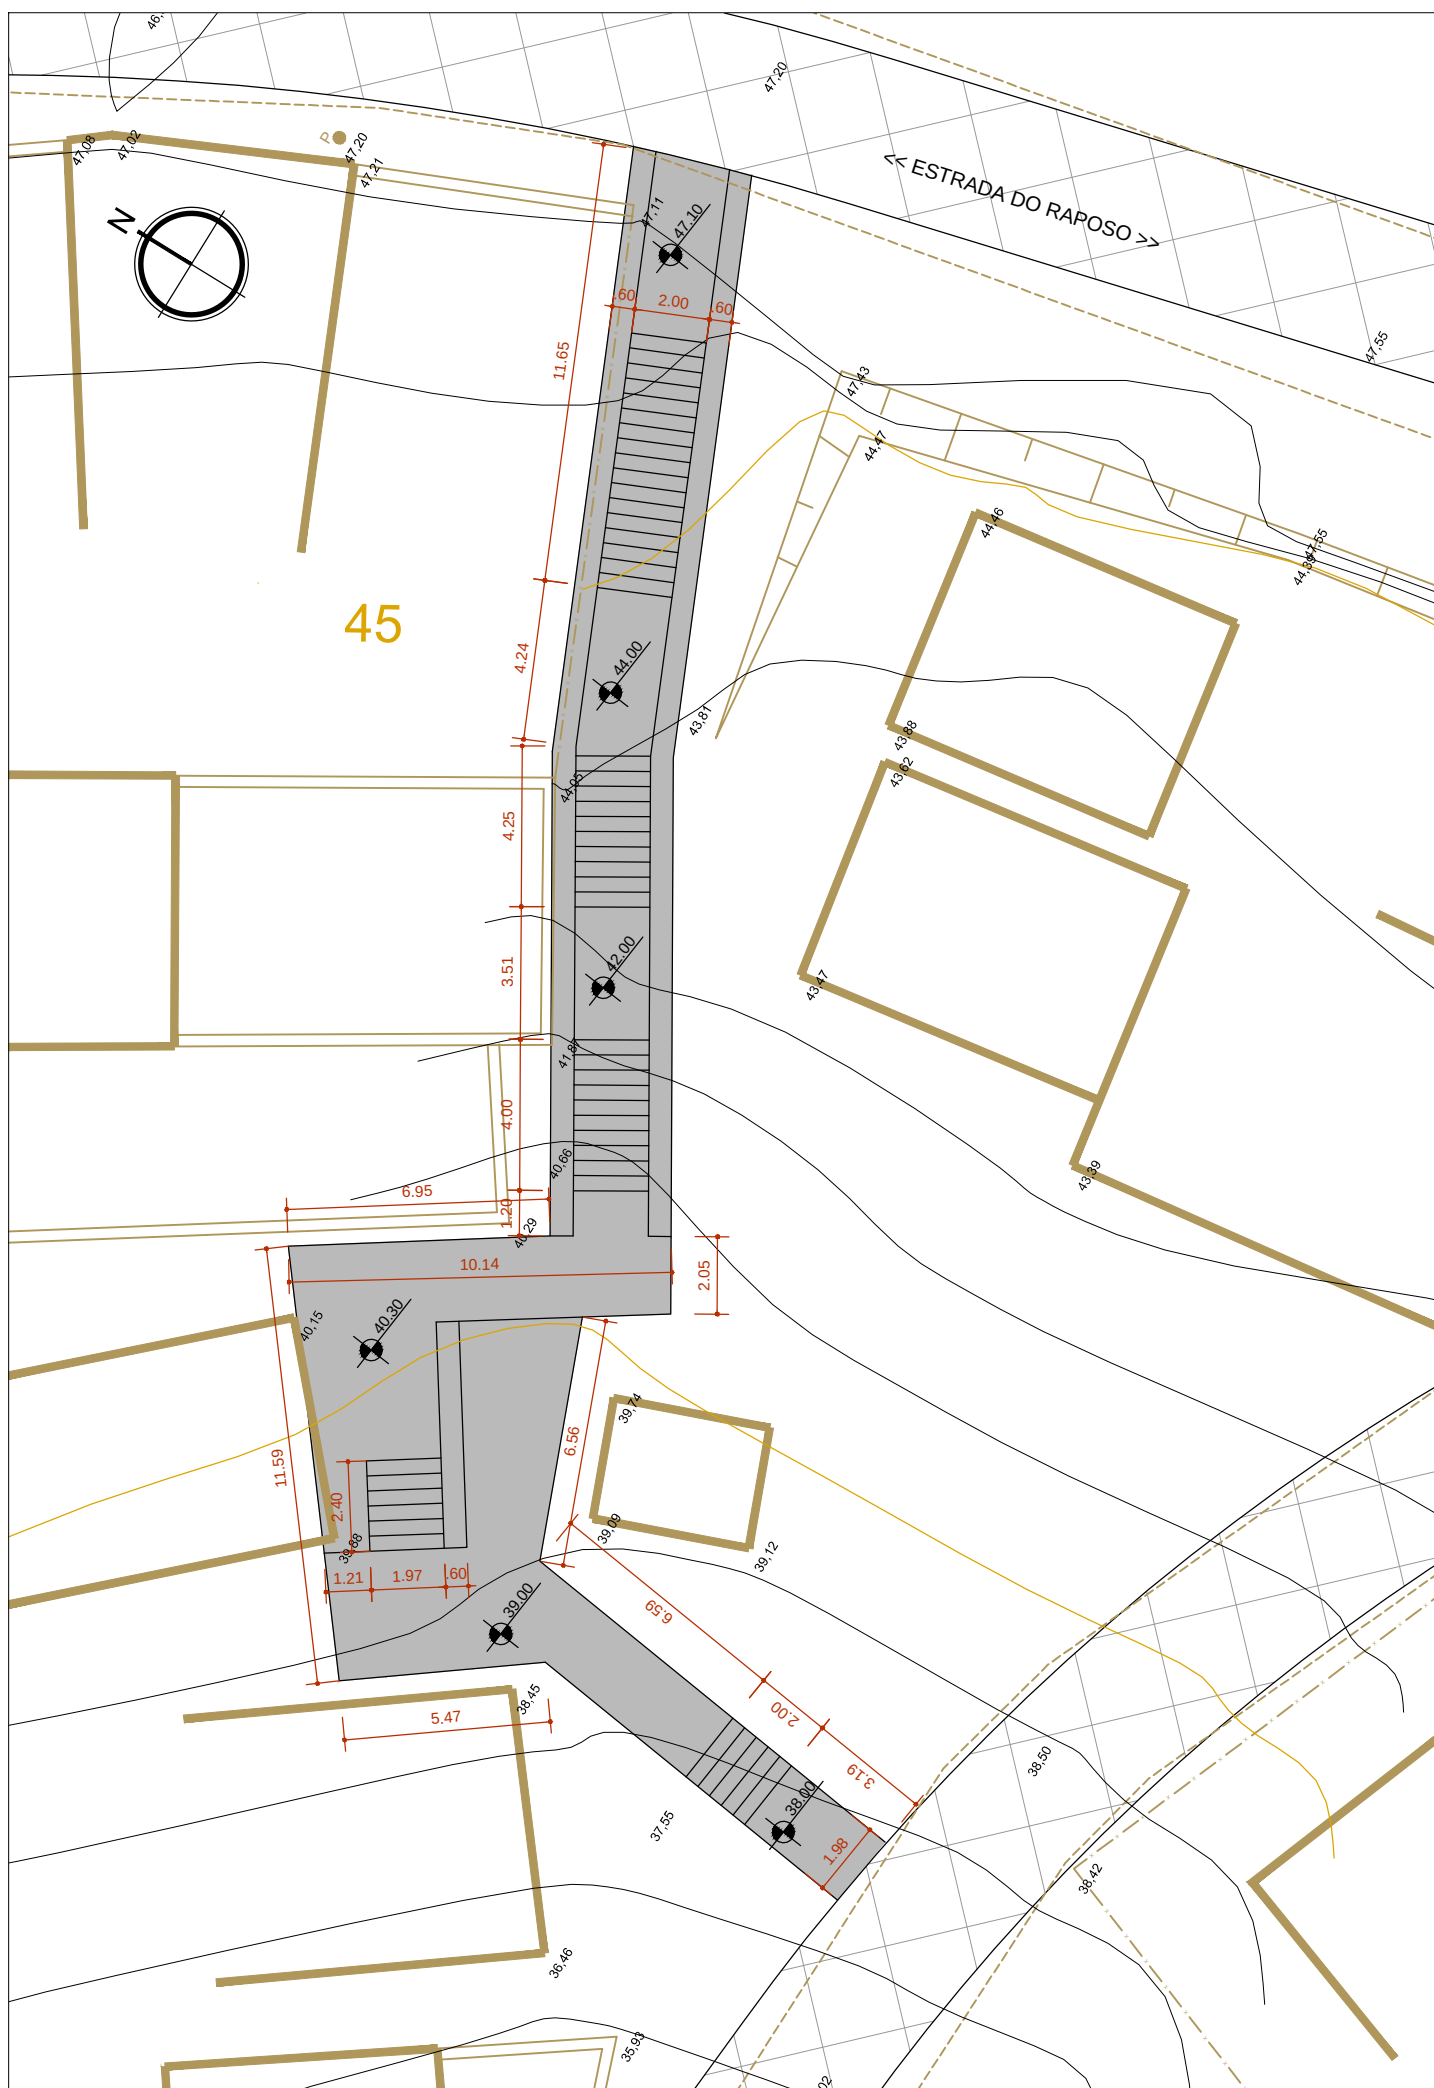


PLANTA BAIXA CAMINHO BRB 07
ESCALA: 1:200

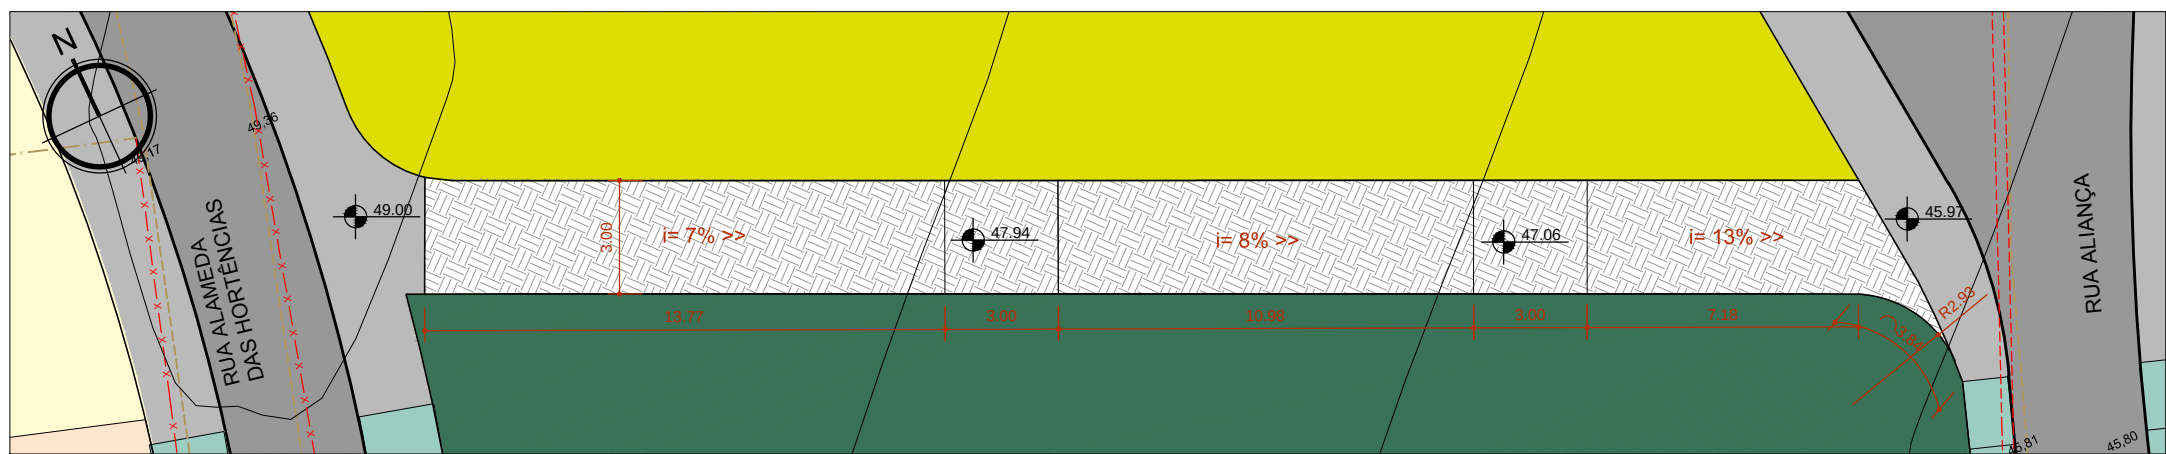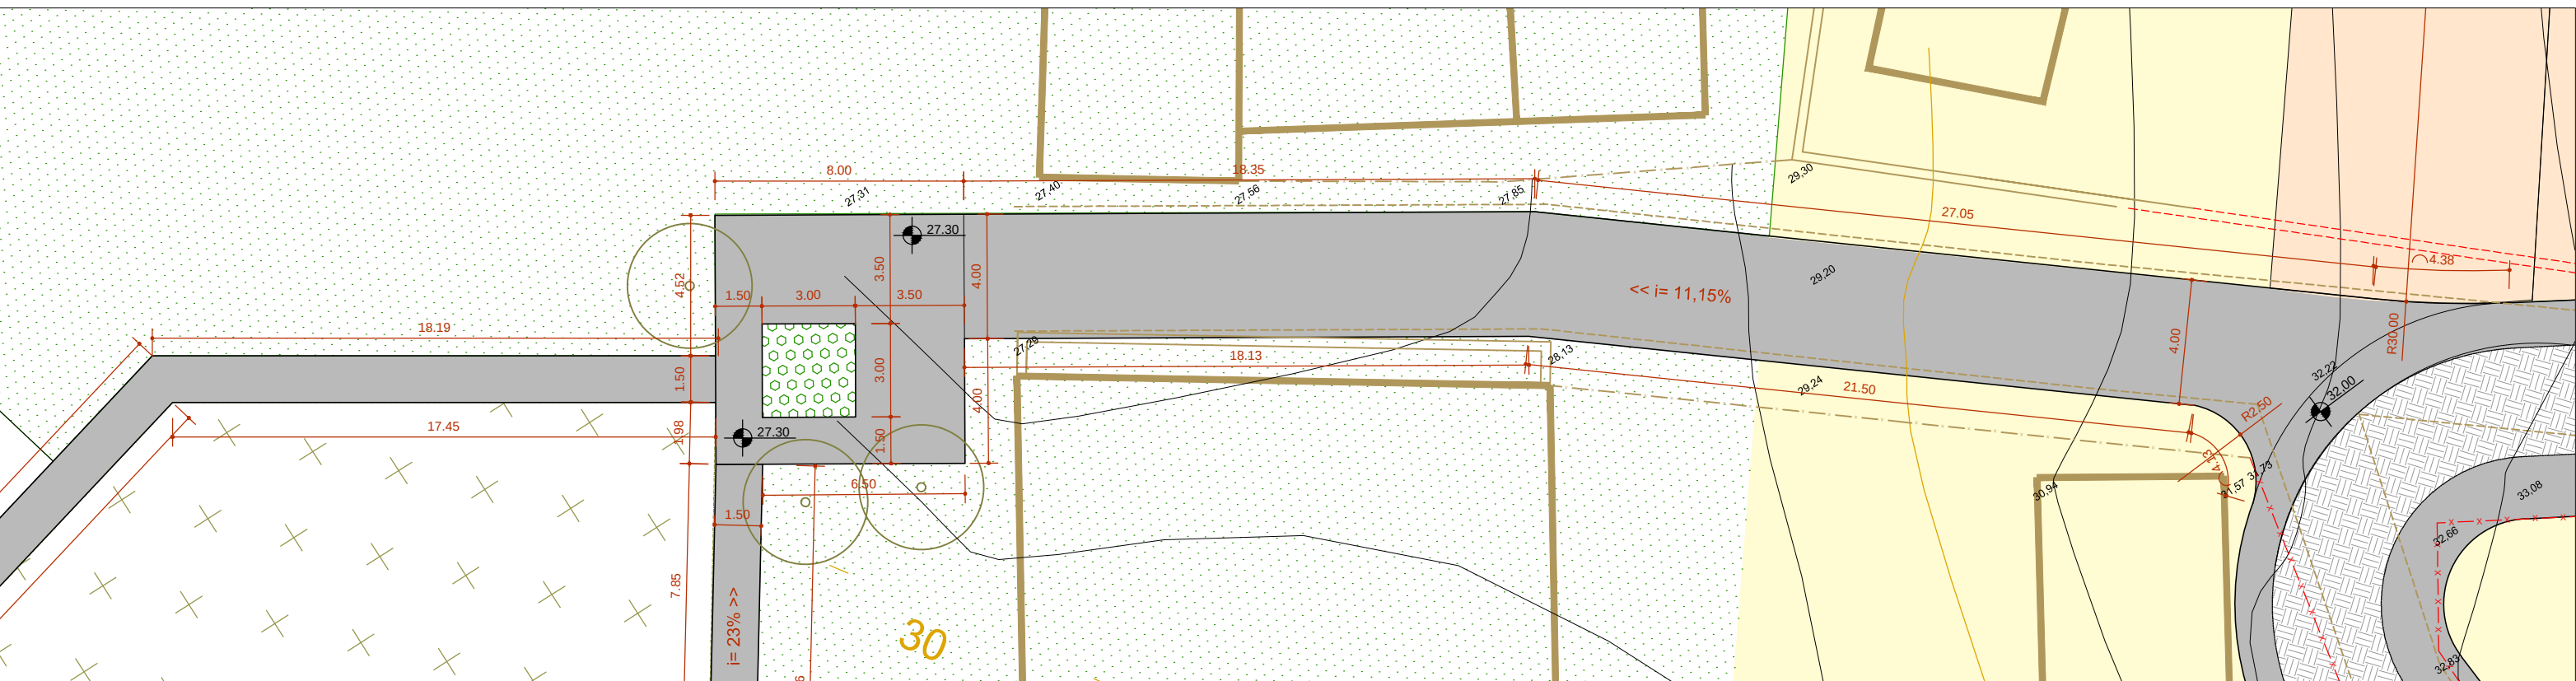


PLANTA BAIXA CAMINHO BRB 01
ESCALA: 1:200

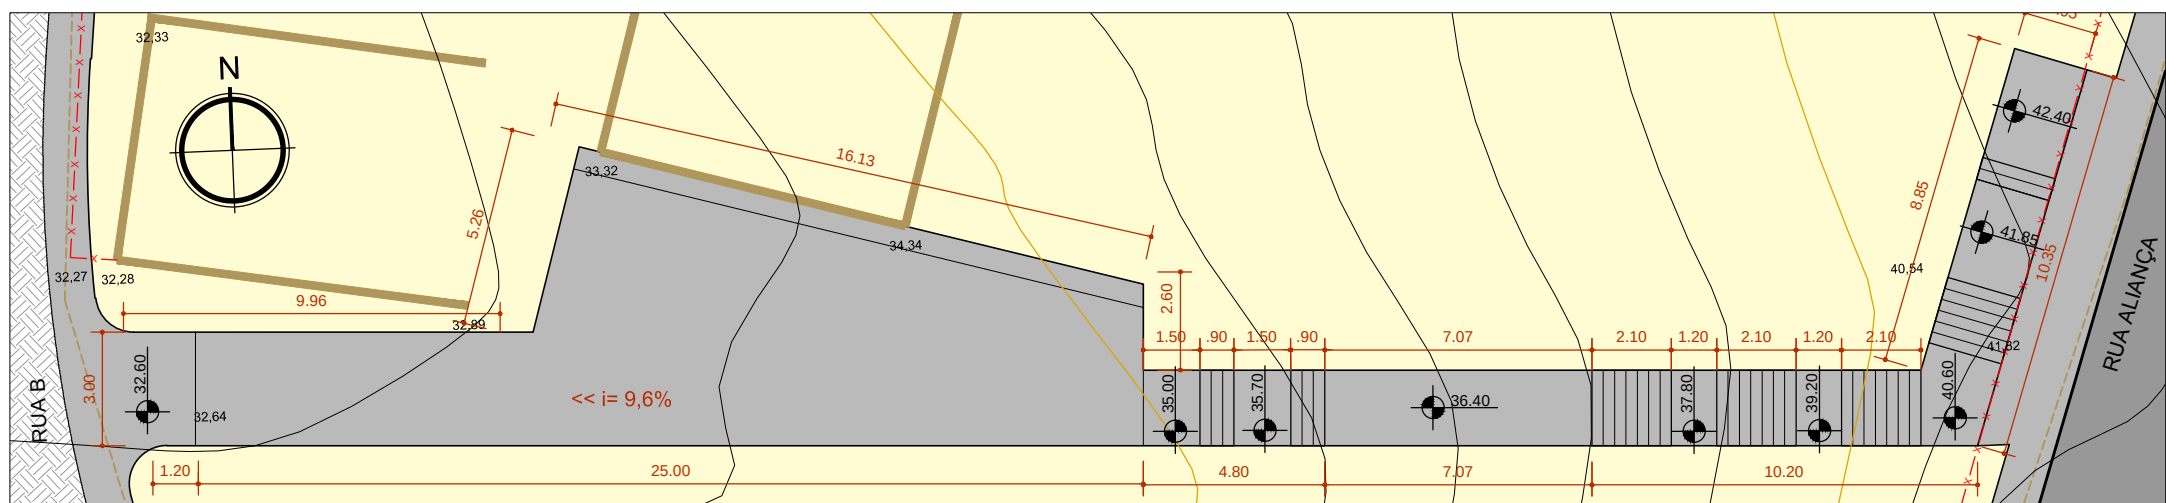



PLANTA BAIXA CAMINHO BRB 02
ESCALA: 1:200

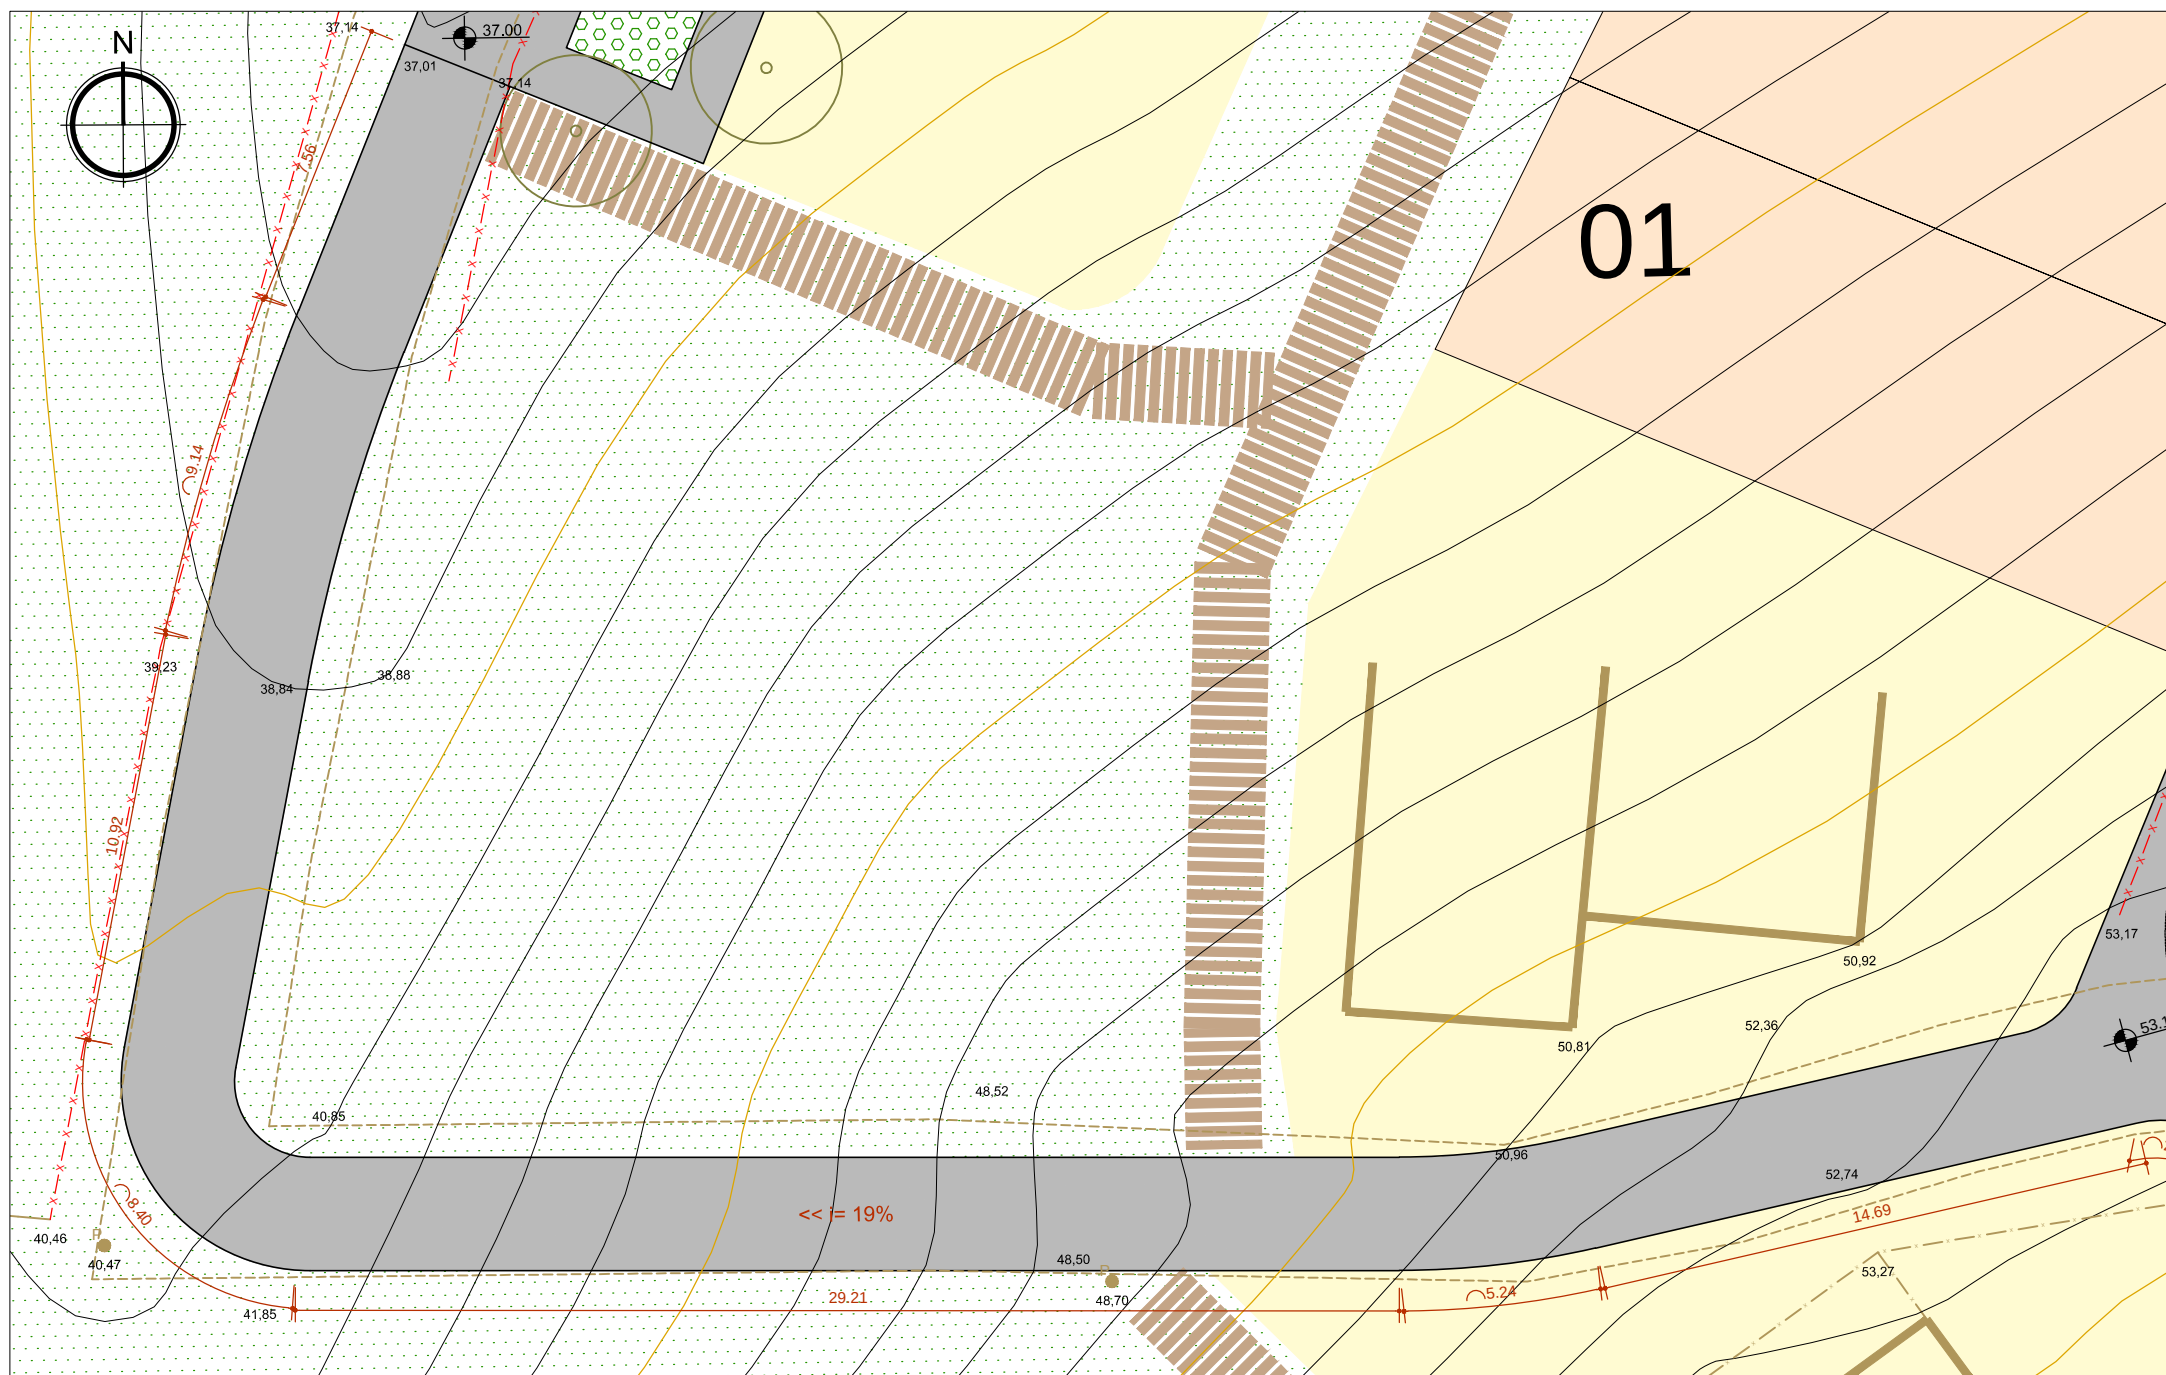



PLANTA BAIXA CAMINHO BRB 03
ESCALA: 1:200

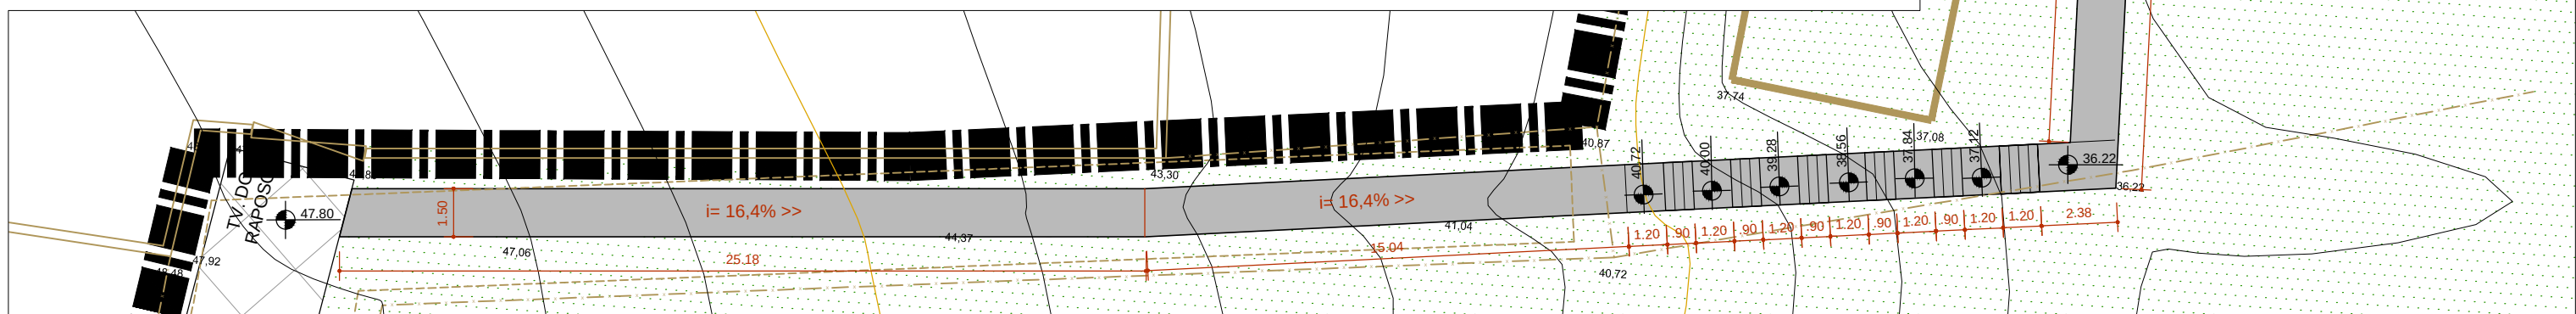

PLANTA BAIXA CAMINHO BRB 04 E 05
ESCALA: 1:200

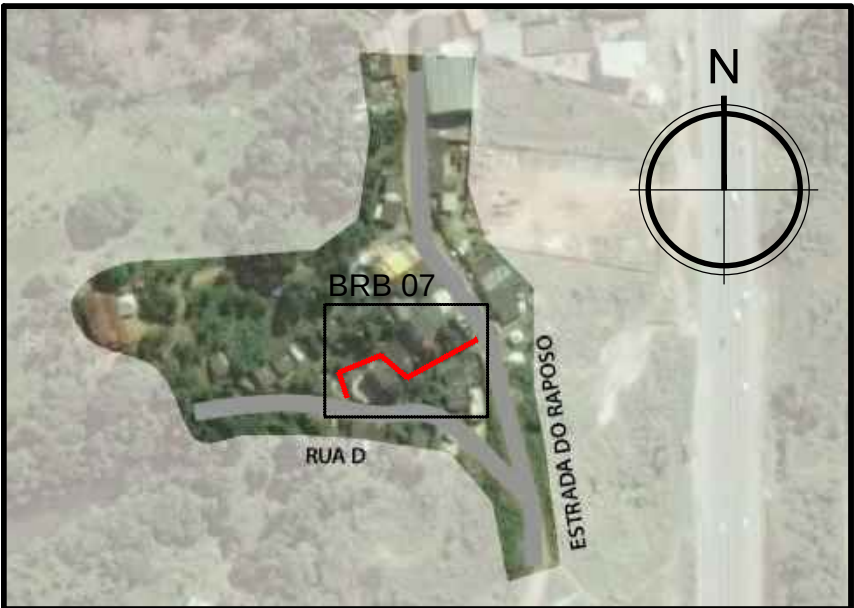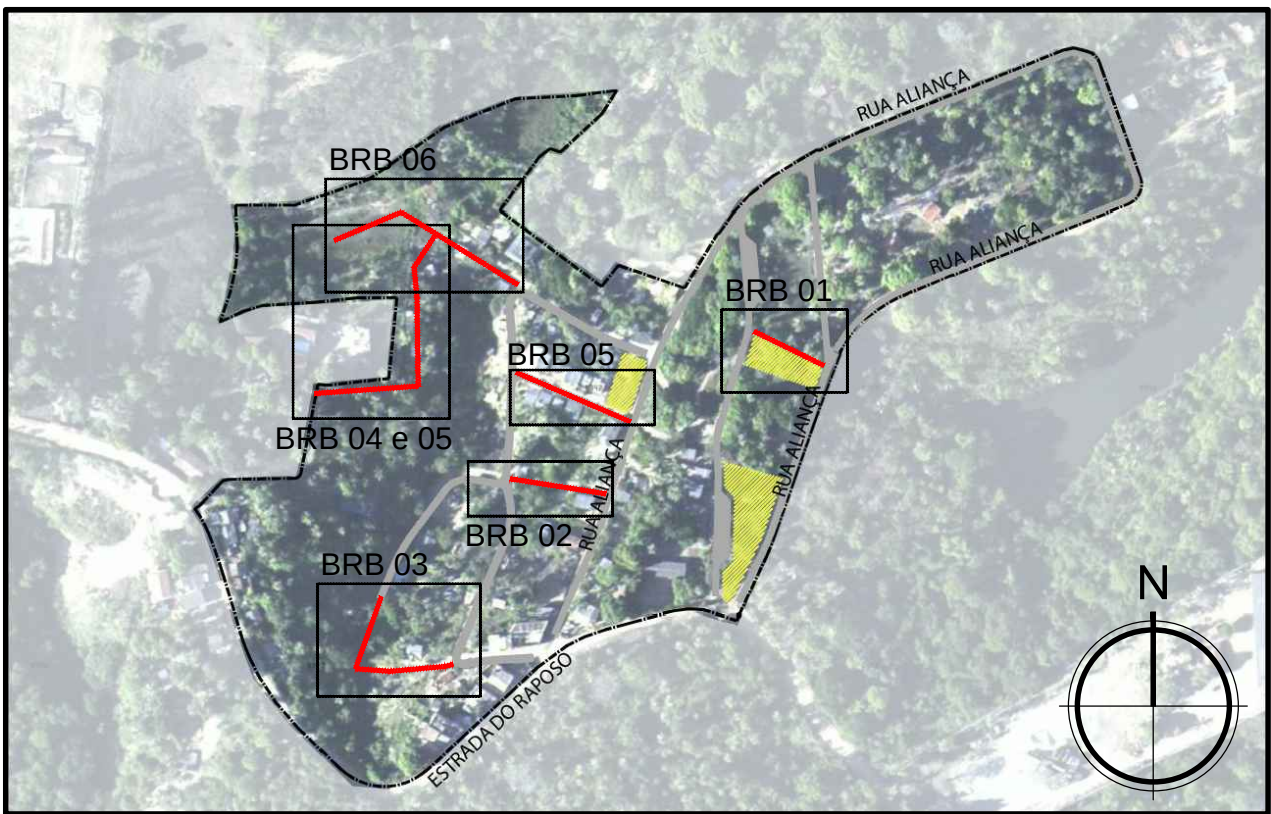

LEGENDA

  SÍMBOLOS			
	COTA DE NÍVEL		
CADASTRO			
	CADASTRO DO LEV. TOPOGRÁFICO		POSTE
	EDIFICAÇÃO EXISTENTE		ÁRVORE EXISTENTE
REMOVER/RELOCAR			
	EDIFICAÇÕES/CONSTRUÇÕES AFETADAS		EDIFICAÇÕES/CONSTRUÇÕES AFETADAS PARCIALMENTE
	POSTE		ÁRVORE
	MURO		CERCA
SISTEMA VIÁRIO			
	PASSEIO/CAMINHO		ESCALA
	VIA SEGREGADA (COM MEIO FIO)		VIA COMPARTILHADA (ACESSO A SÍTIOS)
	VIA COMPARTILHADA (SEM MEIO FIO)		
PAVIMENTAÇÃO			
	CBUQ (PAV. ASFÁLTICA)		BLOCO INTERTRAVADO CONCRETO
	TSS / TSD (PAV. ASFÁLTICA)		CONCRETO MOLDADO IN LOCO
	INTRAVERDE		CONCRETO REFORÇADO MOLDADO IN LOCO
MOBILIÁRIO/EQUIPAMENTO URBANO			
	BANCO TIPO 1		RAMPA TIPO 1
	BANCO TIPO 2		RAMPA TIPO 2
	ÁRVORE		

DATA	EMIÇÃO INICIAL	DESCRIÇÃO	REVISÃO
30/09/2016	EMIÇÃO INICIAL		FFA

RESPONSÁVEL CONTRATANTE:

RESPONSÁVEL CONSTRUTOR:

RESPONSÁVEL PROJETISTA: ARG/LUR, FLORIANO FREIZA AMORÉD - CAU A12012-2

PLANO URBANÍSTICO E AMBIENTAL
E PROJETOS ESPECÍFICOS PARA O VETOR IPITANGA

CONTRATANTE:
SECRETARIA DE INFRAESTRUTURA HÍDRICA E SANEAMENTO - SIHS

FASE:
PROJETO EXECUTIVO

DISCIPLINA:
URBANISMO

TEMA/PROJ. ESPECÍFICO:
4-BIRIBEIRA

TÍTULO:
PLANTA TÉCNICA CAMINHOS E ESCADAS

ENDEREÇO:
ESTRADA DO RAPOSO-CASSANGE SALVADOR/BA


PROJETO Nº:
0365

CONF.:
VERIF.:
APROV.:
DESENHO Nº

Nº TEMA - Nº PRANCHAS / TOTAL PRANCHAS
4-03 / 05

DATA EMISSÃO INICIAL:
SET/2016

ESCALA:
1:200

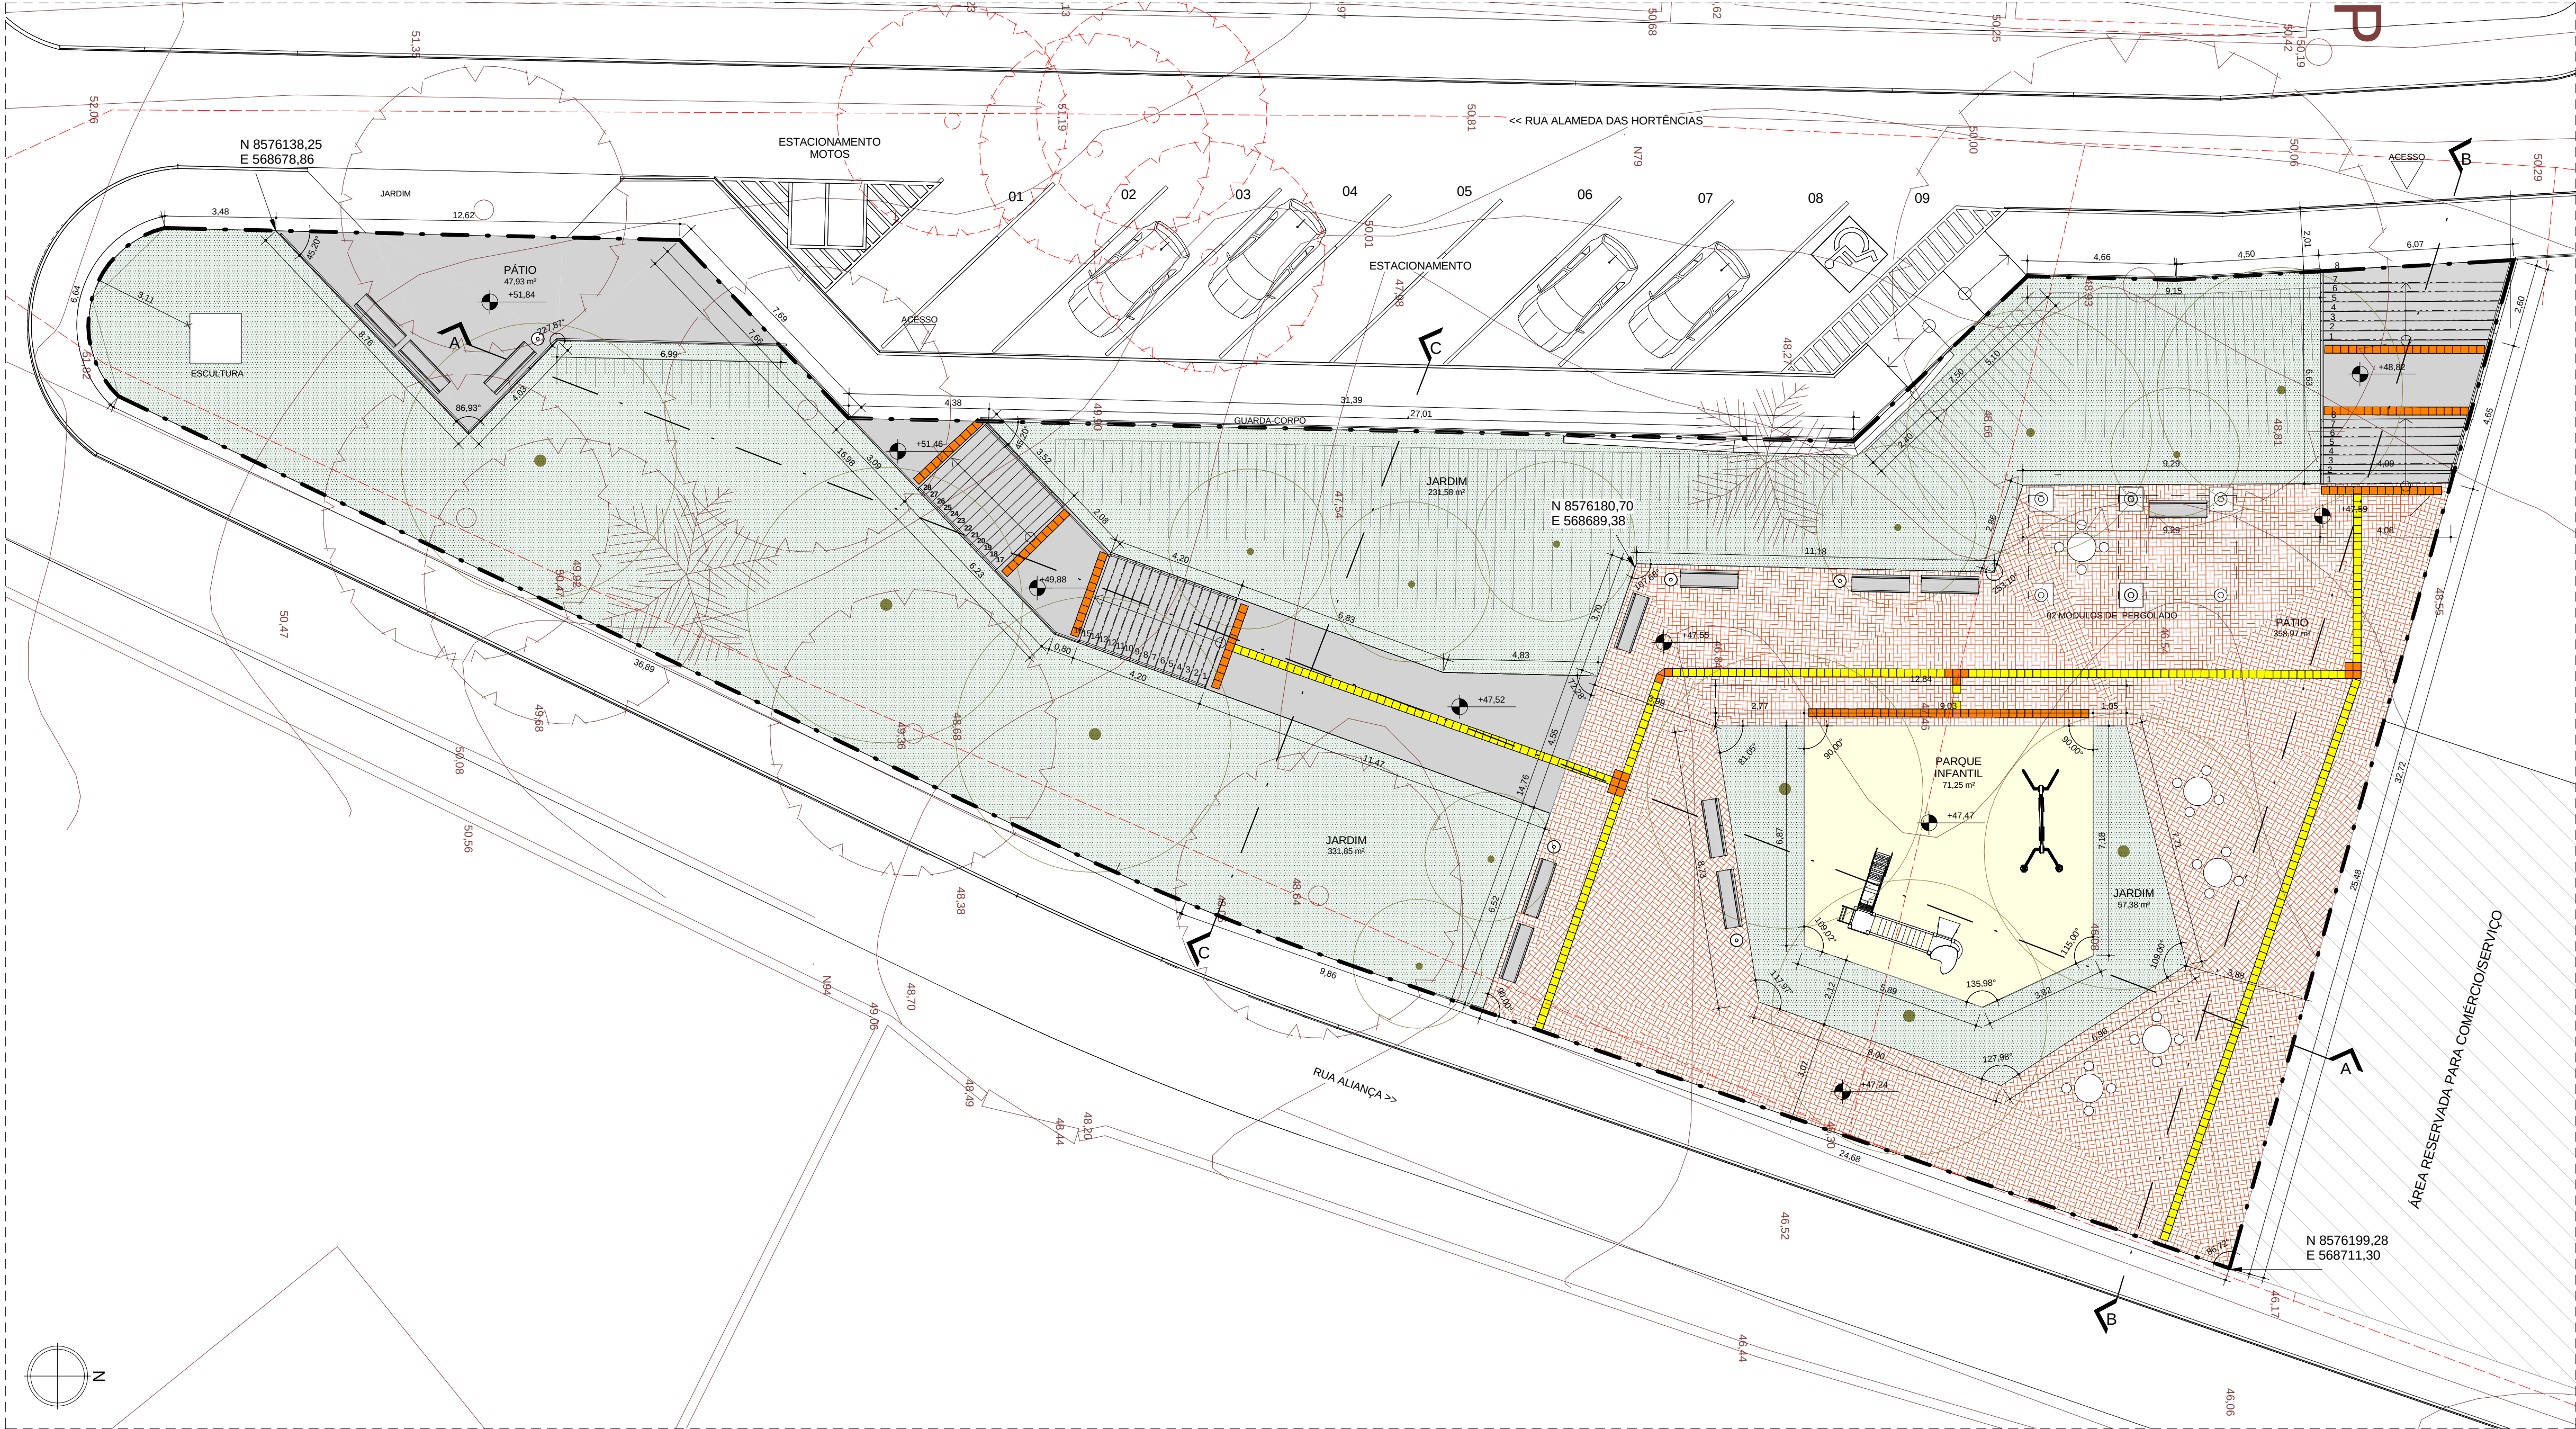


PLANTA BAIXA
ESCALA: 1:125




PERSPECTIVA 01



PERSPECTIVA 02

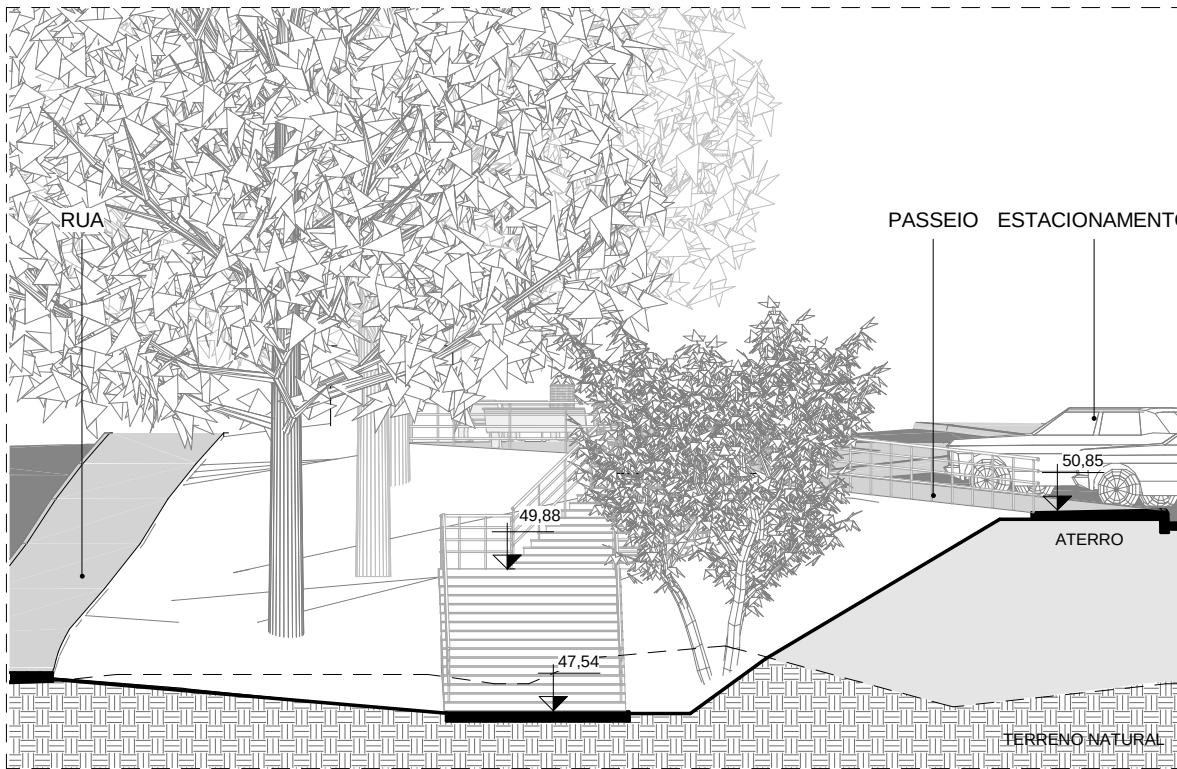

CORTE CC
ESCALA: 1:125

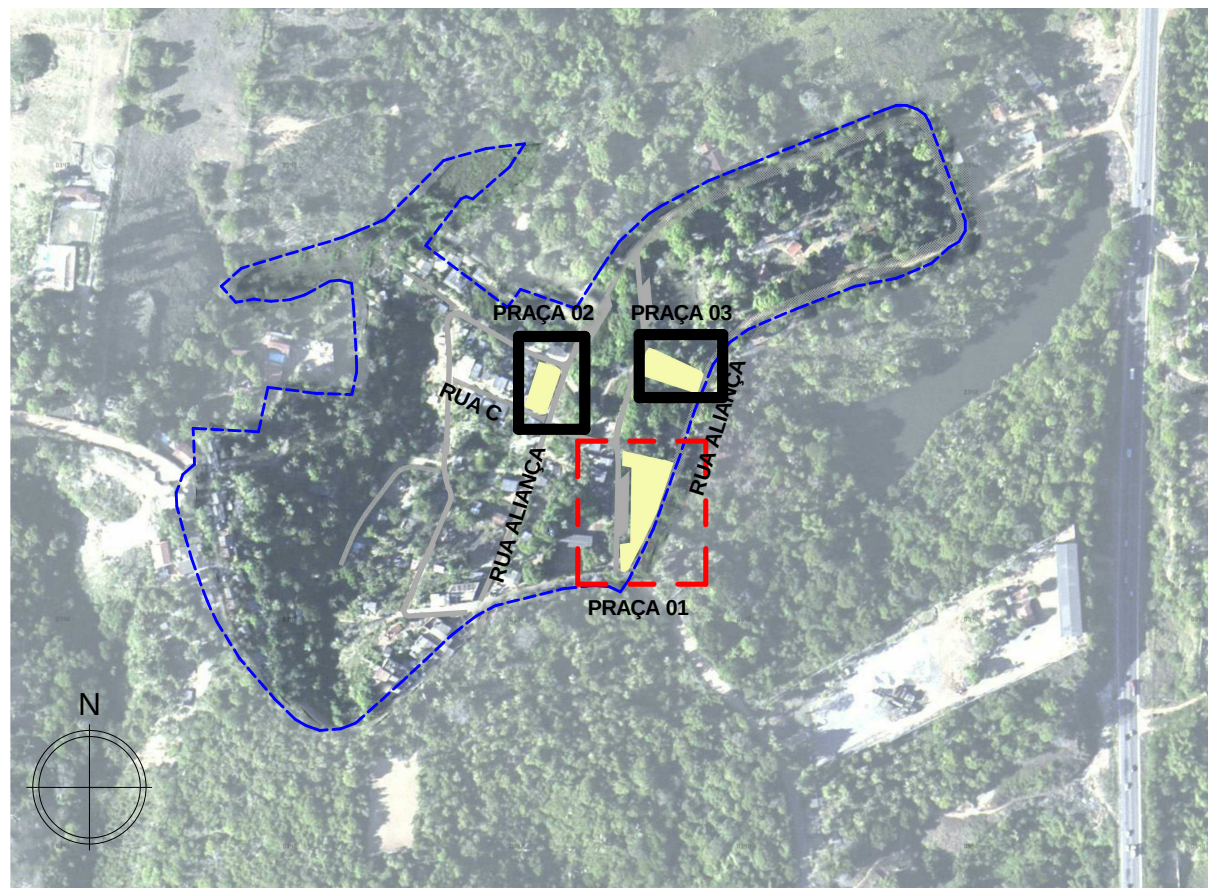

LIMITE		POLIGONAL PROJETO	POLIGONAL COMUNIDADE
CADASTRO		CADASTRO DO LEVANTAMENTO TOPOGRÁFICO	ÁRVORES
		COTA ALTIMÉTRICA DO LEV. TOPOGRÁFICO	POSTE
REMOVER/RELOCAR		EDIFICAÇÕES/CONSTRUÇÕES	ÁRVORES
		MURO	POSTE
		MEIO FIO	
PAVIMENTAÇÃO/FORRAÇÃO		CONCRETO	ASFALTO
		BLOCO INTERTRAVADO NATURAL/VERMELHO	ÁREA VERDE/GRAMA
		TSS - TRATAMENTO SUPERFICIAL SIMPLES	ENGRACHADO
		SINALIZAÇÃO TÁTIL DIRECIONAL	SINALIZAÇÃO TÁTIL DE ALERTA
		PISO INTRAVERDE	
PROJETO / PROPOSTA		MESA	ÁRVORES PROPOSTAS
		LIXEIRA	LIXEIRA COLETA SELETIVA
		BANCO	PARACICLO
		GUARDA-CORPO h=80cm	RAMPA TIPO 02
		RAMPA TIPO 01	PERGOLADO MODULAR EM TORAS DE EUCALÍPTO TRATADO

QUADRO DE ÁREAS PRAÇA 01	
NOME	ÁREA
ESCALADA	70,53 m²
PARQUE INFANTIL	71,25 m²
PÁTIO	444,77 m²
ÁREA TOTAL PAVIMENTADA	586,55 m²
JARDIM	620,81 m²
ÁREA TOTAL VERDE	620,81 m²
ÁREA TOTAL	1.207,36 m²

30/09/2016 EMISSÃO INICIAL	KÁTIA
DATA	REVISÃO

RESPONSÁVEL CONTRATANTE

RESPONSÁVEL CONSTRUTOR

RESPONSÁVEL PROJETISTA: ARQ. URB. FLORIANO FREZA AMEIDO - CAU 12012-0



PLANO URBANÍSTICO E AMBIENTAL E PROJETOS ESPECÍFICOS PARA O VETOR IPITANGA

CONTRATANTE: SECRETARIA DE INFRAESTRUTURA HÍDRICA E SANEAMENTO - SIHS


FASE: PROJETO EXECUTIVO DISCIPLINA: URBANISMO TEMA PROJ. ESPECÍFICO: 4-BIRIBEIRA

TÍTULO: PRAÇA 01 - PLANTA BAIXA E CORTES Nº TEMA - Nº PRONCHIA / TOTAL PRONCHIAS: 4-04 / 06


ENDEREÇO: ESTRADA DO RAPOSO-CASSANGE SALVADOR/BA DATA EMISSÃO INICIAL: SET/2016 ESCALA: INDICADA

PROJETO Nº: 0365 PROJ.: DES.: DESENHO Nº: CONF.: VERIF.: APROV.:

RESPONSÁVEL TÉCNICO/LEGAL: FFA ARQUITETURA E URBANISMO LTDA - ARQ. URB. FLORIANO FREZA AMEIDO (CAU 12012-0). TODOS OS DIREITOS RESERVADOS

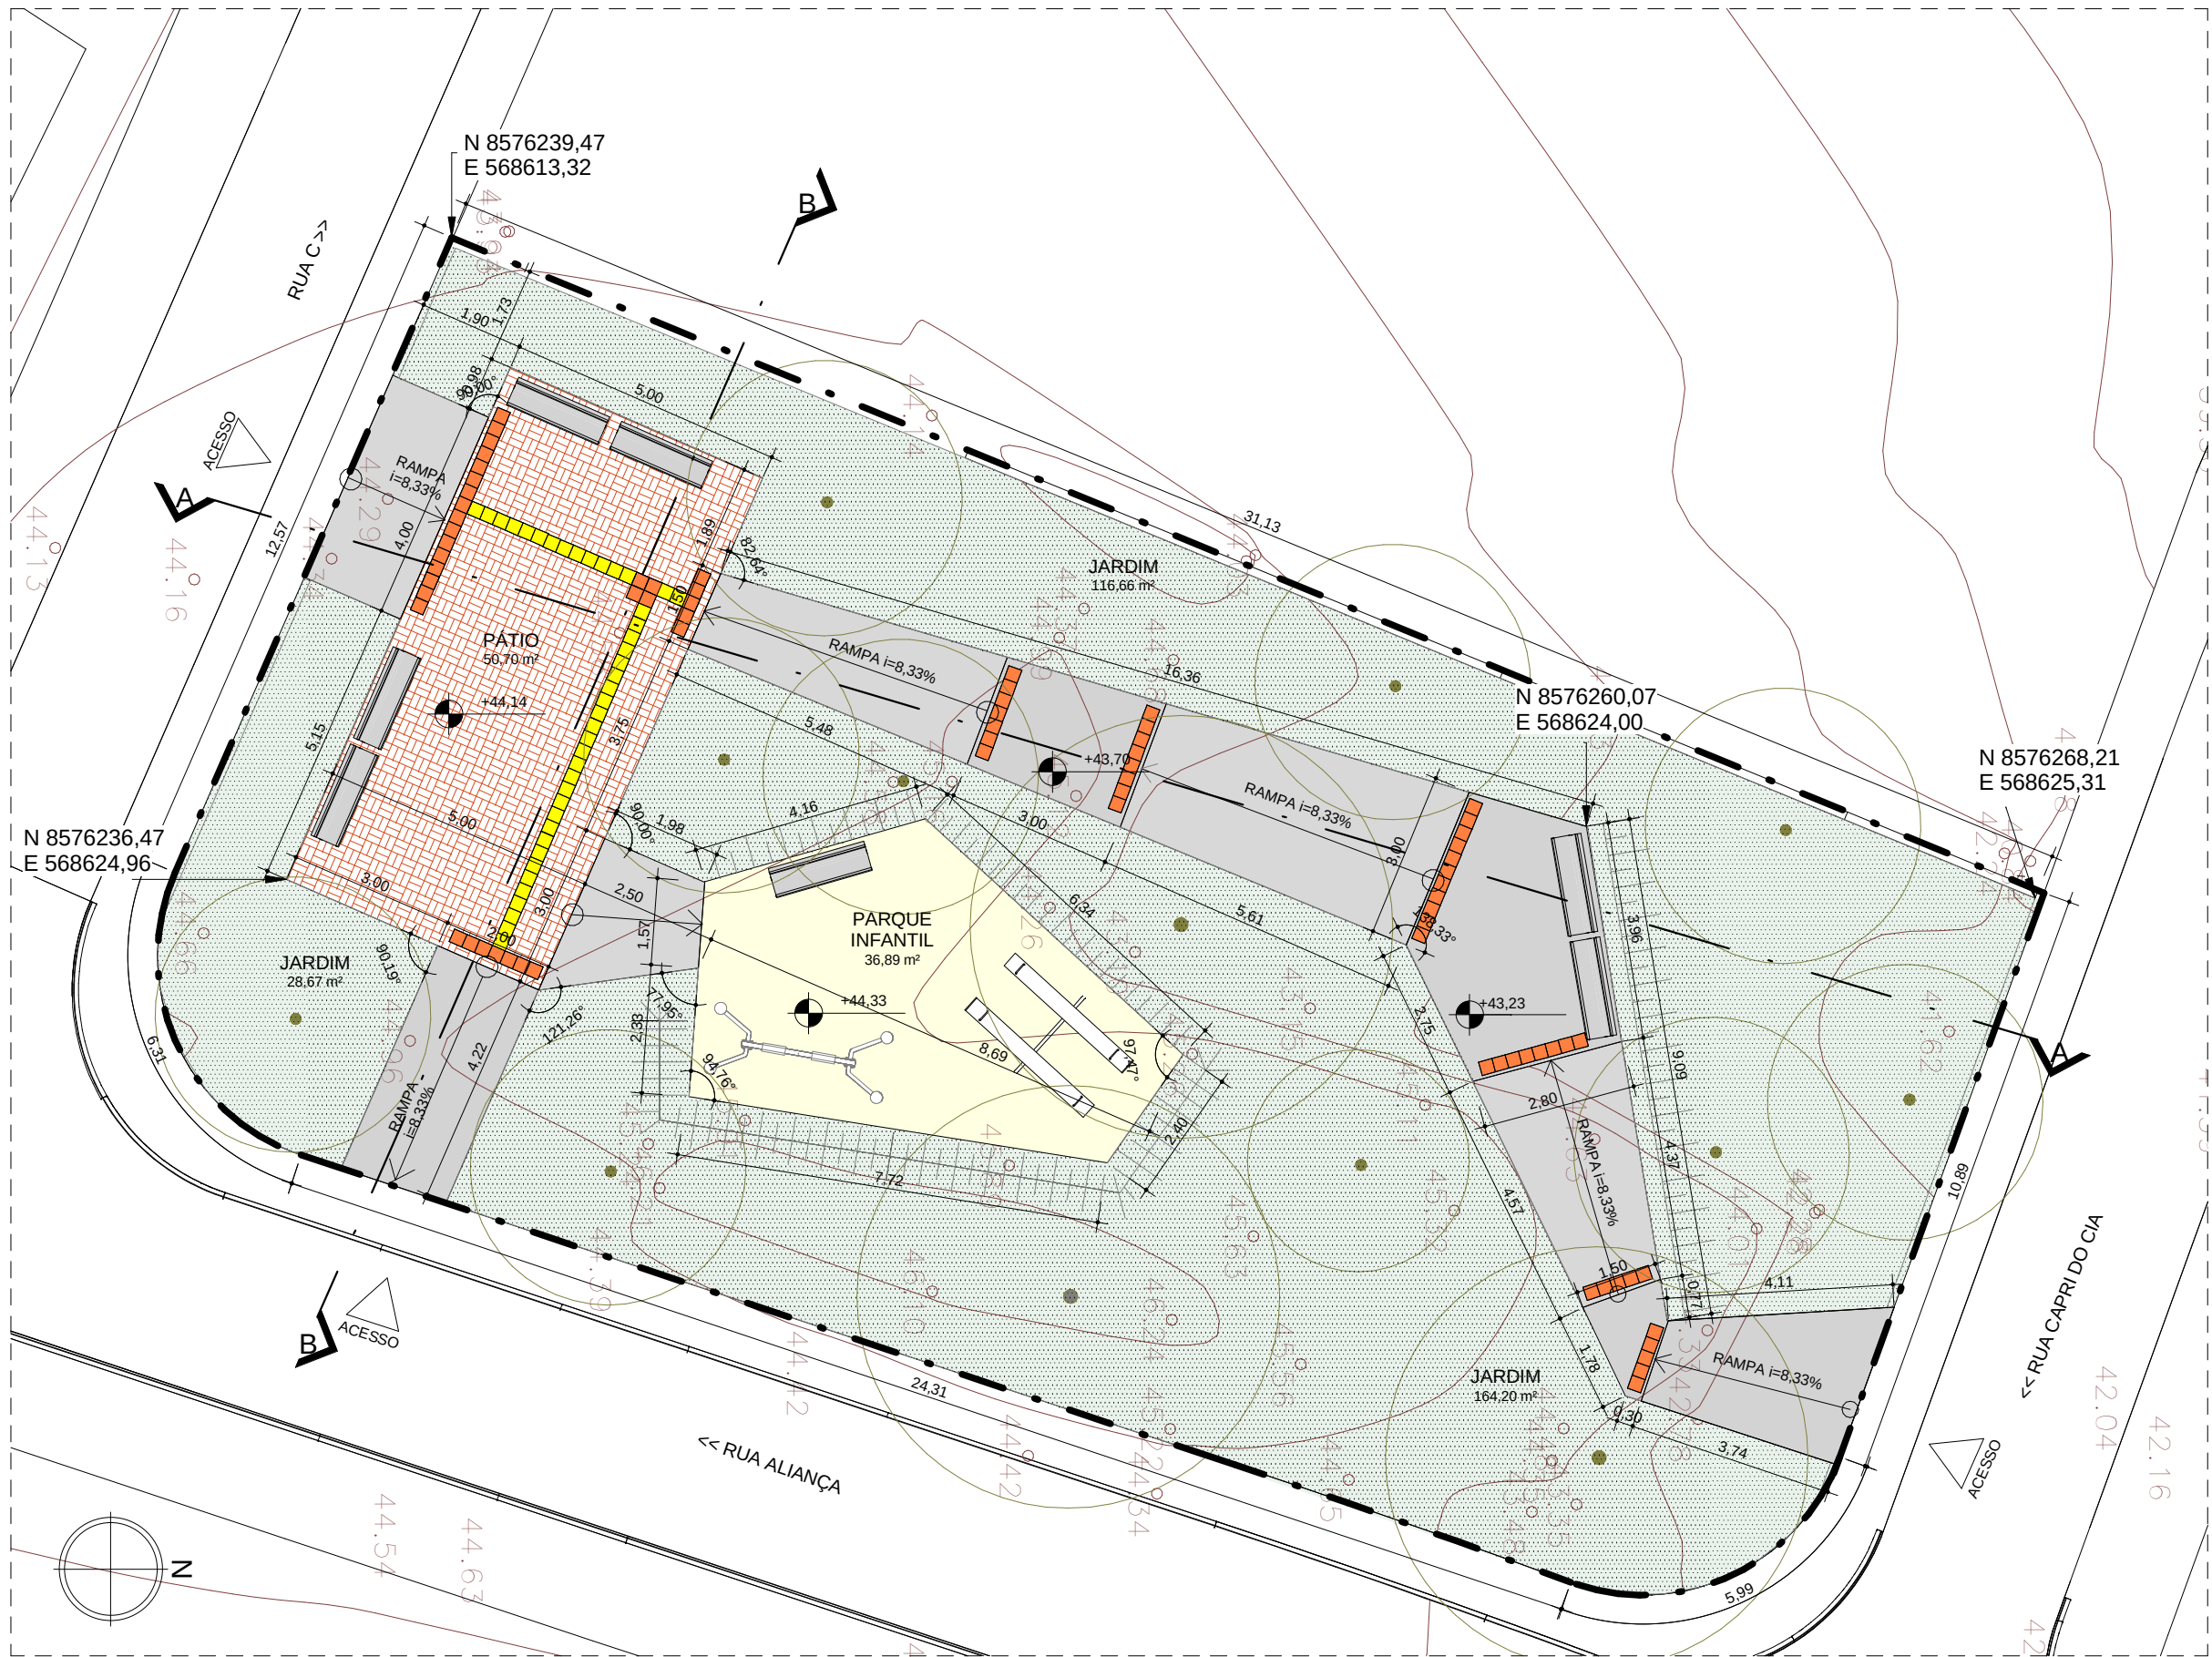


PLANTA BAIXA
ESCALA: 1 : 125

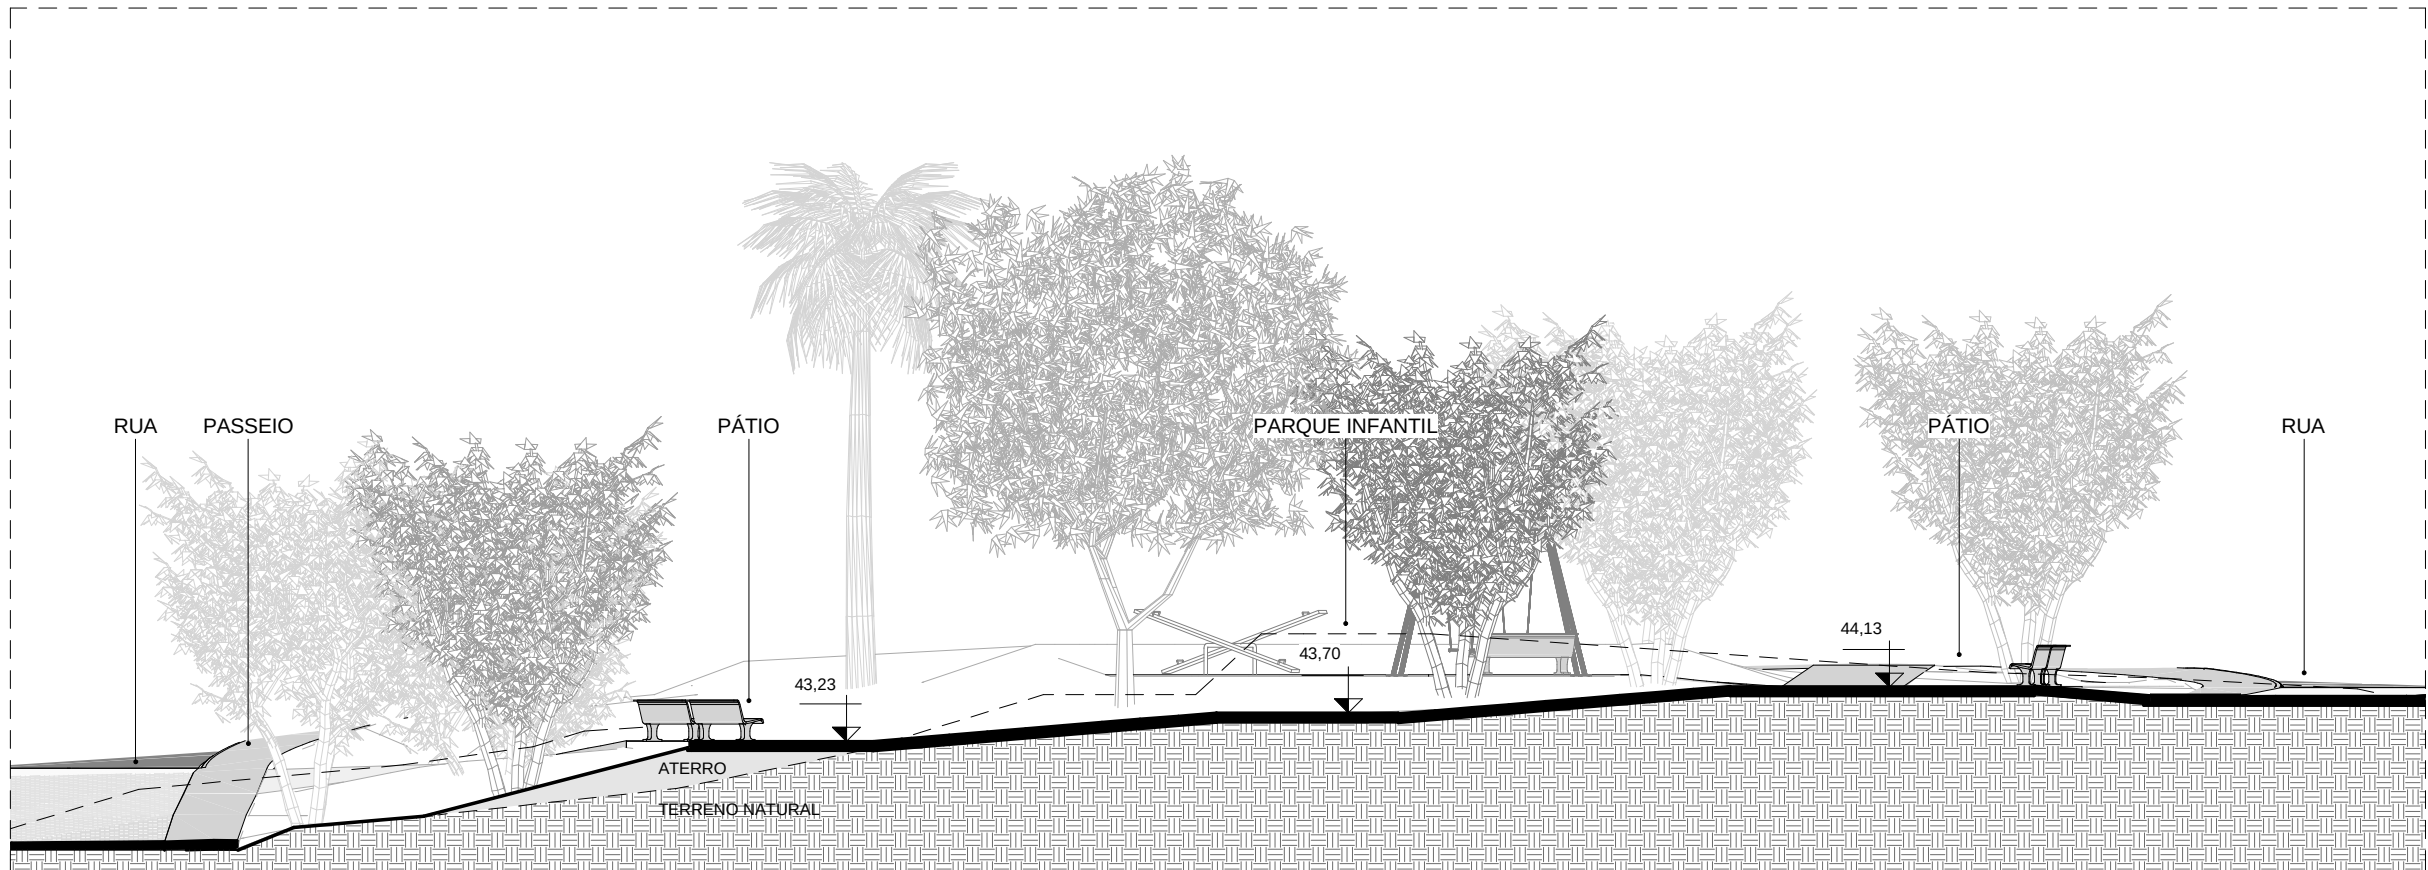


CORTE AA
ESCALA: 1 : 125



PERSPECTIVA 01

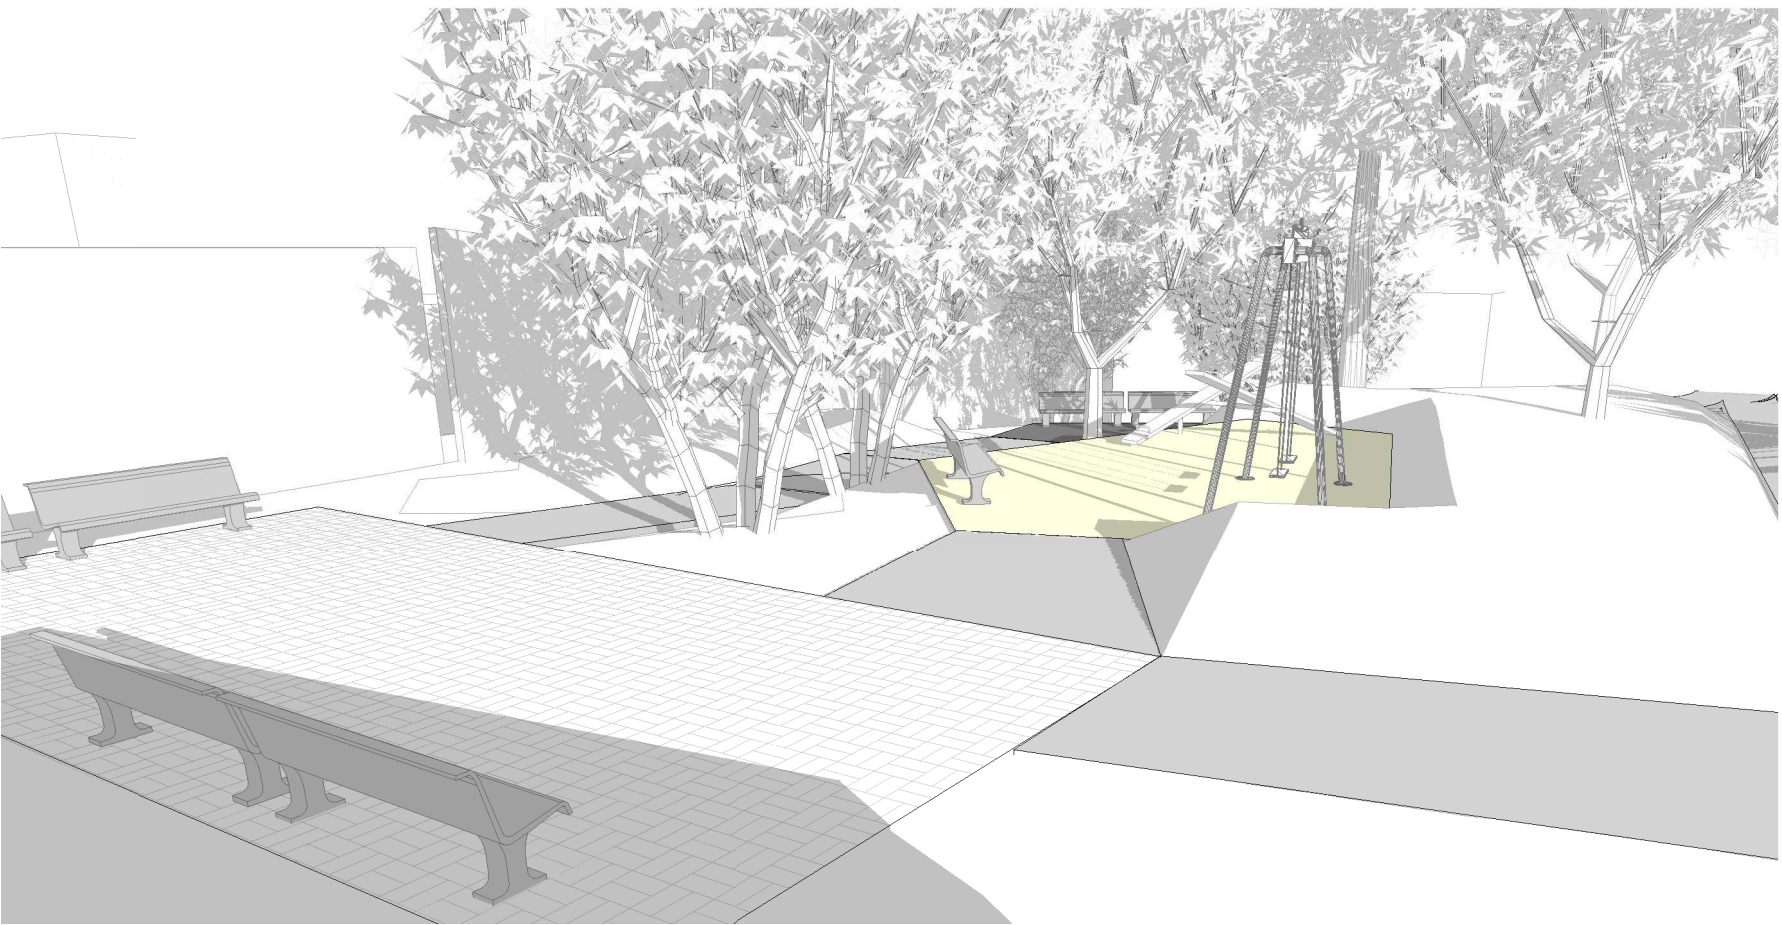


PERSPECTIVA 02

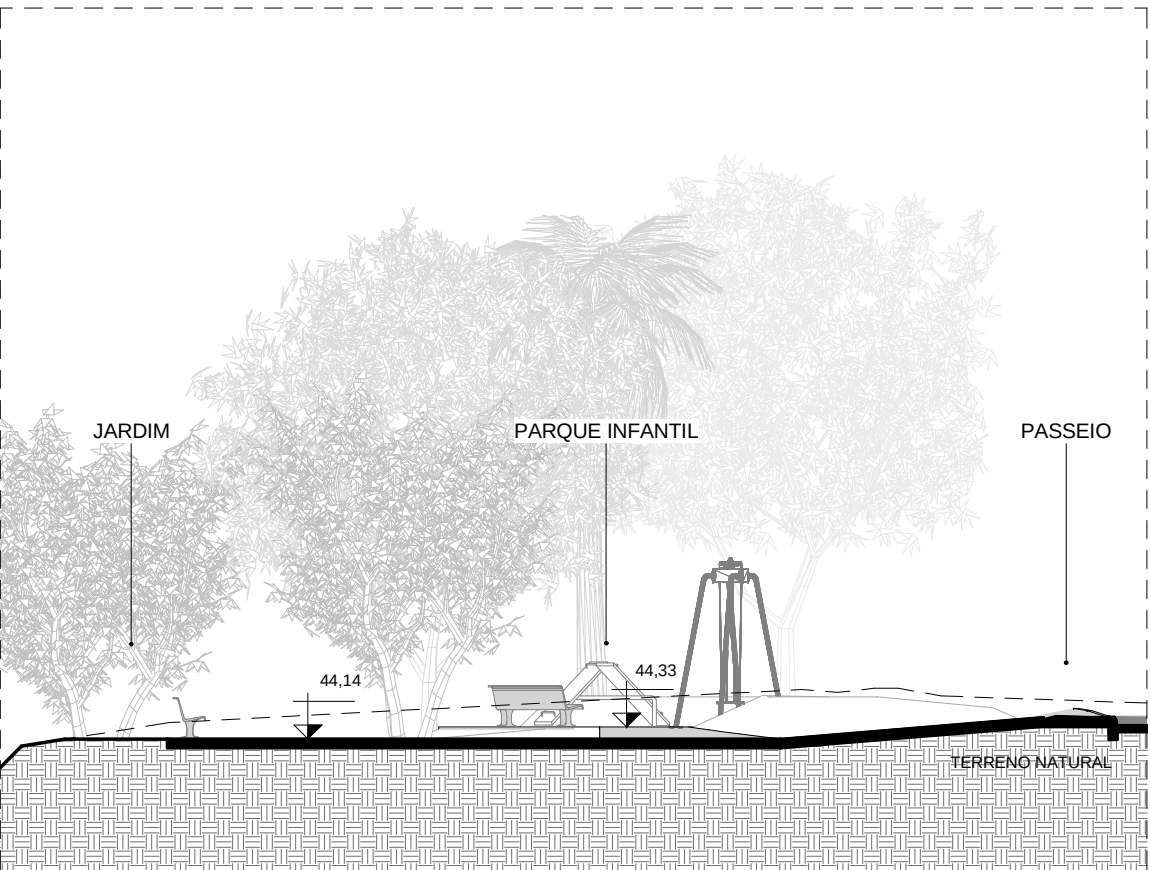

CORTE BB
ESCALA: 1 : 125

QUADRO DE ÁREAS PRAÇA 02	
NOME	ÁREA
PARQUE INFANTIL	36,89 m²
PATIO	50,70 m²
RAMPA	87,00 m²
ÁREA TOTAL PAVIMENTADA	174,59 m²
JARDIM	309,53 m²
ÁREA TOTAL VERDE	484,12 m²

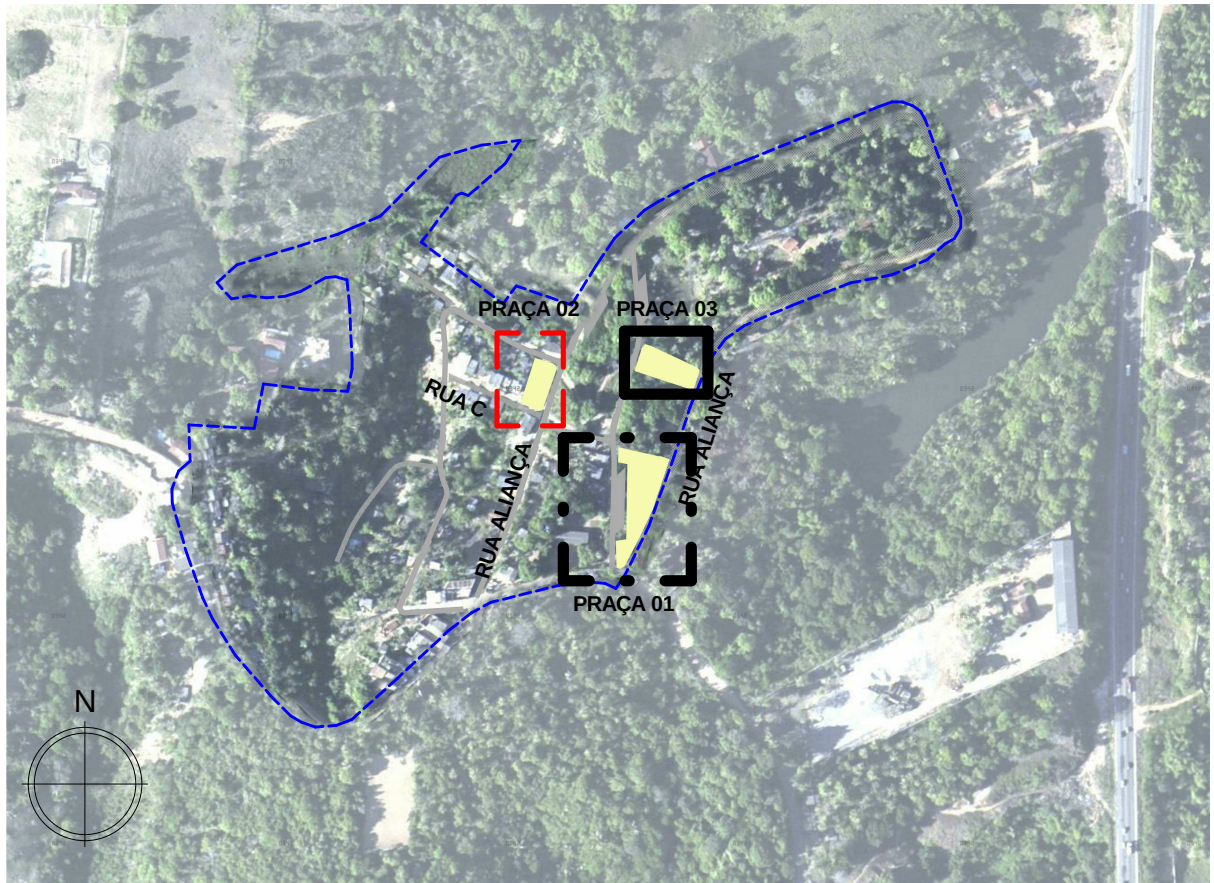

LIMITES		POLIGONAL PROJETO	POLIGONAL COMUNIDADE
CADASTRO		CADASTRO DO LEVANTAMENTO TOPOGRÁFICO	ÁRVORES
COTA ALTIMÉTRICA DO LEV. TOPOGRÁFICO		P	POSTE
REMOVER/ RELOCAR		EDIFICAÇÕES/CONSTRUÇÕES	ÁRVORES
MURO		P	POSTE
MEIO FIO			
PAVIMENTAÇÃO/FORRAÇÃO		CONCRETO	ASFALTO
BLOCO INTERTRAVADO NATURAL/VERMELHO			ÁREA VERDE/ GRAMA
TSS - TRATAMENTO SUPERFICIAL SIMPLES			EMBORRACHADO
SINALIZAÇÃO TÁTIL DIRECIONAL			SINALIZAÇÃO TÁTIL DE ALERTA
PISO INTRAVERDE			
PROJETO / PROPOSTA		MESA	ÁRVORES PROPOSTAS
LIXEIRA			LIXEIRA COLETA SELETIVA
BANCO			PARACICLO
GUARDA-CORPO h=92cm			RAMPA TIPO 02
RAMPA TIPO 01			PERGOLADO MODULAR EM TORAS DE EUCALIPTO TRATADO

30/09/2016	EMIÇÃO INICIAL	KÁTIA
DATA	DESCRIÇÃO	REVISÃO

RESPONSÁVEL CONTRATANTE

RESPONSÁVEL CONSTRUTOR

RESPONSÁVEL PROJETISTA: ARQ. URB. FLORIANO FREAZA AMOEDO - CAU: A12012-0

SECRETARIA DE INFRAESTRUTURA HÍDRICA E SANEAMENTO

BAHIA GOVERNO DO ESTADO

Consórcio HYDROS ffa

PLANO URBANÍSTICO E AMBIENTAL
E PROJETOS ESPECÍFICOS PARA O VETOR IPITANGA

CONTRATANTE:
SECRETARIA DE INFRAESTRUTURA HÍDRICA E SANEAMENTO - SIHS

FASE: PROJETO EXECUTIVO DISCIPLINA: URBANISMO TEMA/PROJ. ESPECÍFICO: 4-BIRIBEIRA


TÍTULO: PRAÇA 02 - PLANTA BAIXA E CORTES Nº TEMA - Nº PRANCHA / TOTAL PRANCHAS: 4-05 / 06

ENDEREÇO: ESTRADA DO RAPOSO-CASSANGE SALVADOR/BA DATA EMISSÃO INICIAL: SET/2016 ESCALA: INDICADA


PROJETO Nº: 0365 PROJ.: DES.: DESENHO Nº: CONF.: VERIF.: APROV.:

RESPONSÁVEL TÉCNICO/LEGAL FFA ARQUITETURA E URBANISMO LTDA : ARQ. URB. FLORIANO FREAZA AMOEDO (CAU A12012-0). TODOS OS DIREITOS RESERVADOS


M:\330-IPITANGA - SEDURMETAPA 04-PROJETOS URBANÍSTICOS-2015\URB-URBANISMO\PROJ\031-IPIT. 04_URB_03_Biribeira-PC_R14.dwg

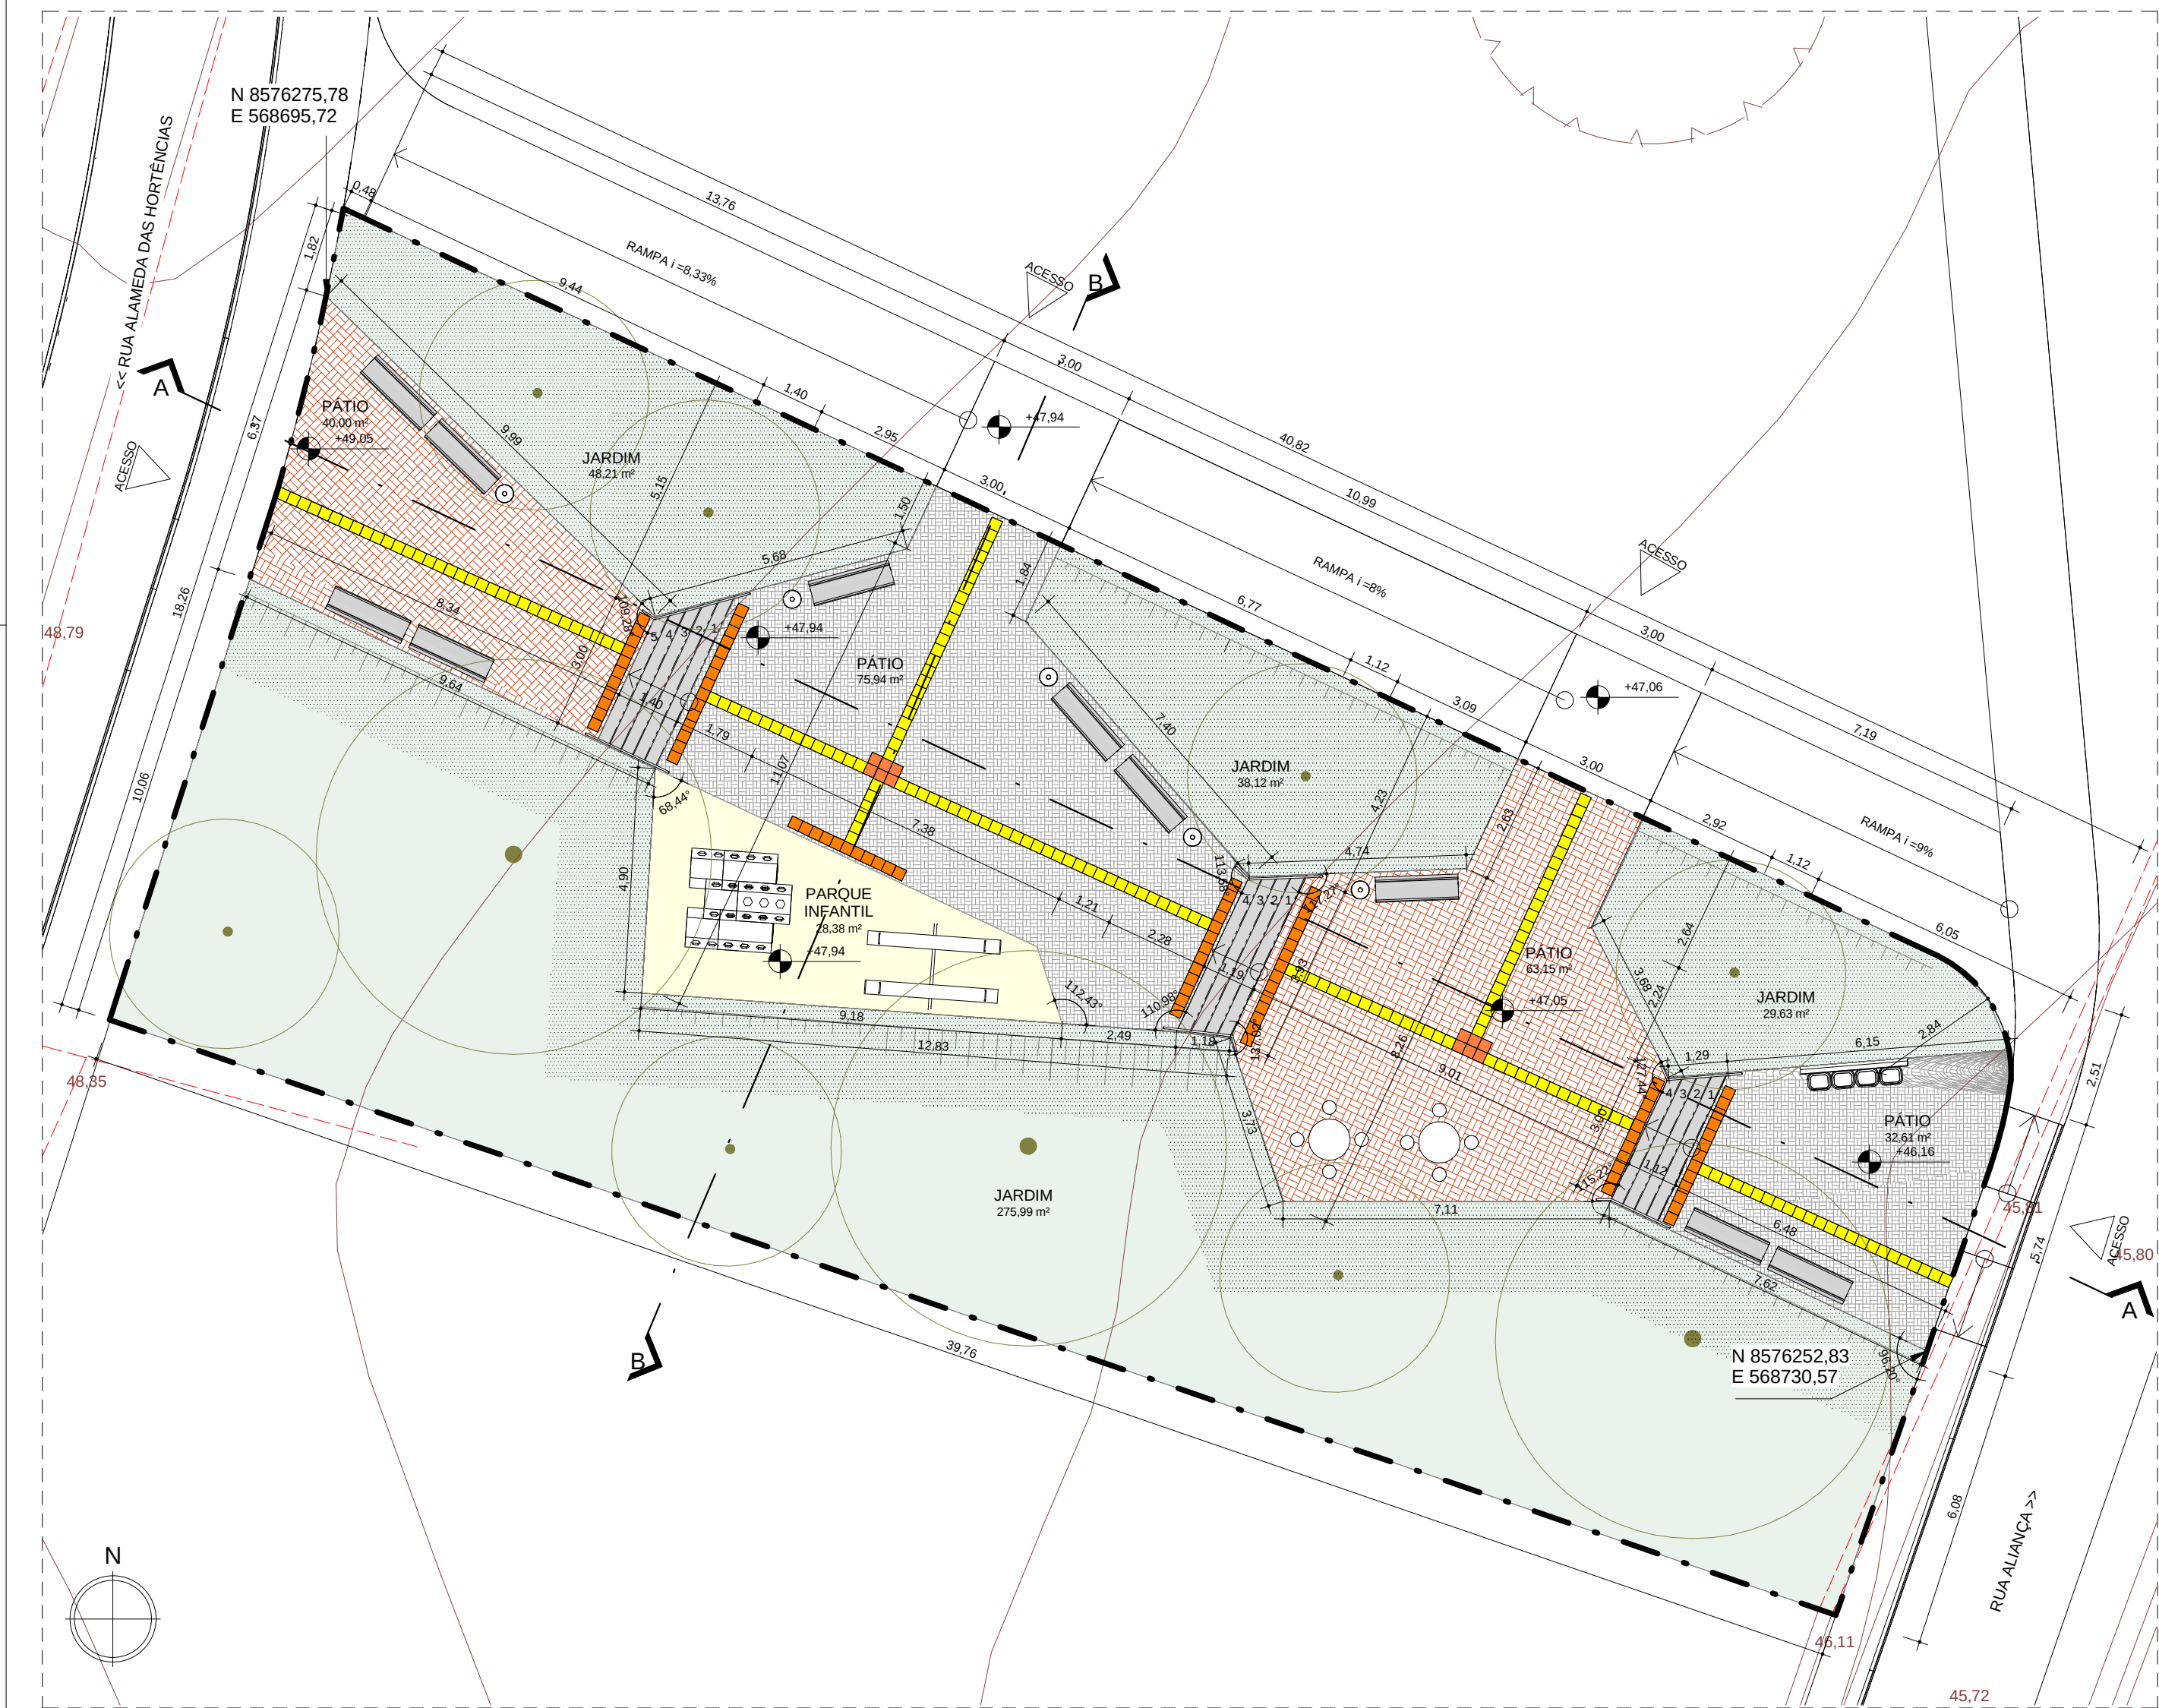

PLANTA BAIXA
ESCALA: 1 : 125

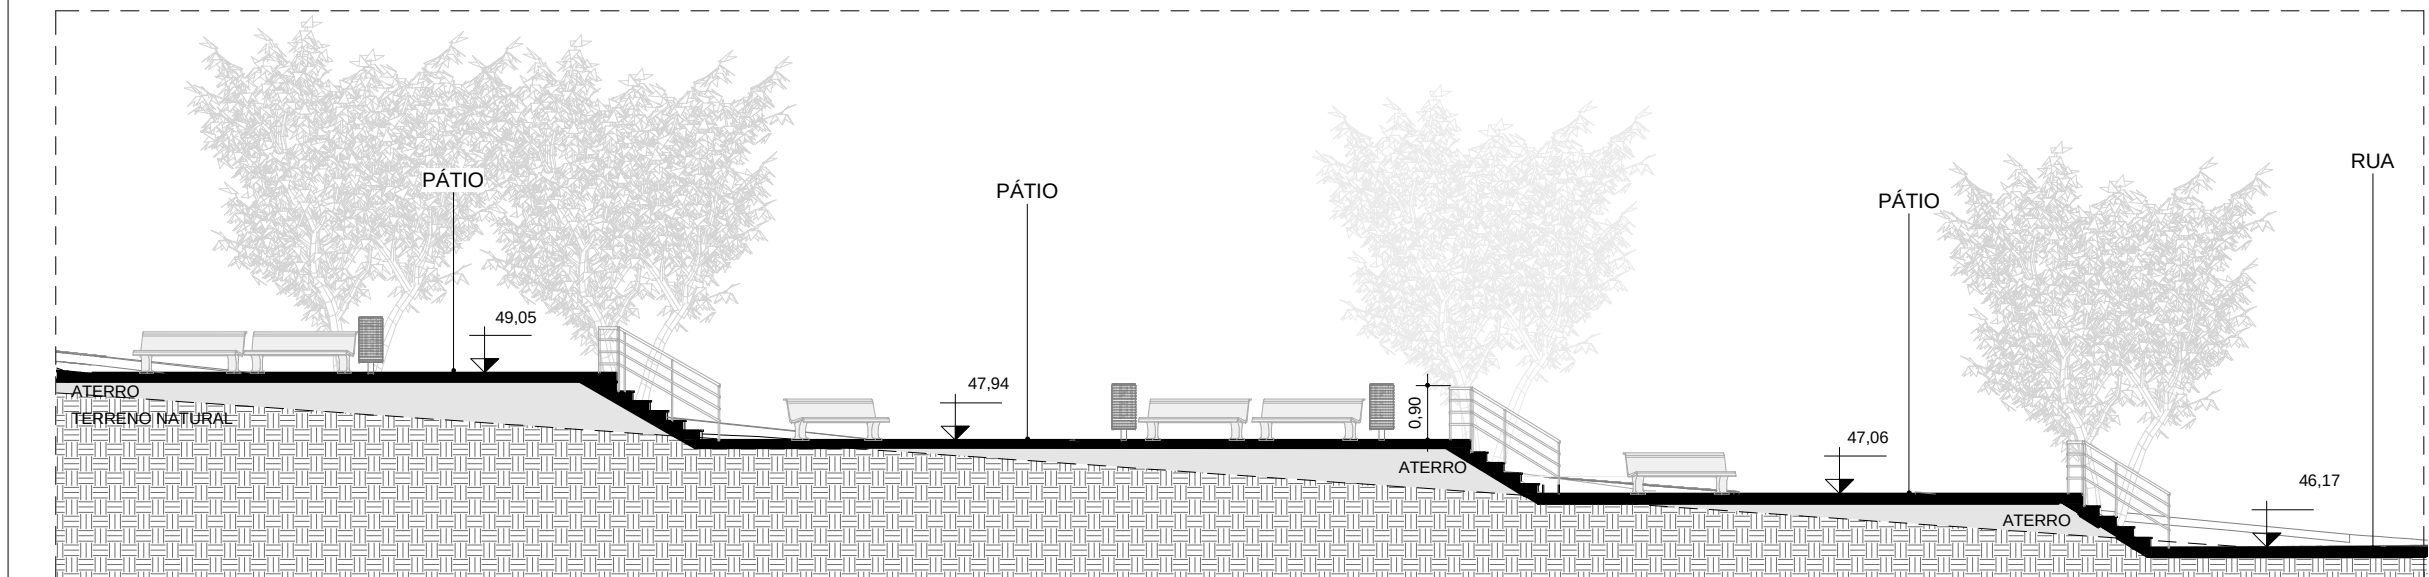

CORTE AA
ESCALA: 1 : 125

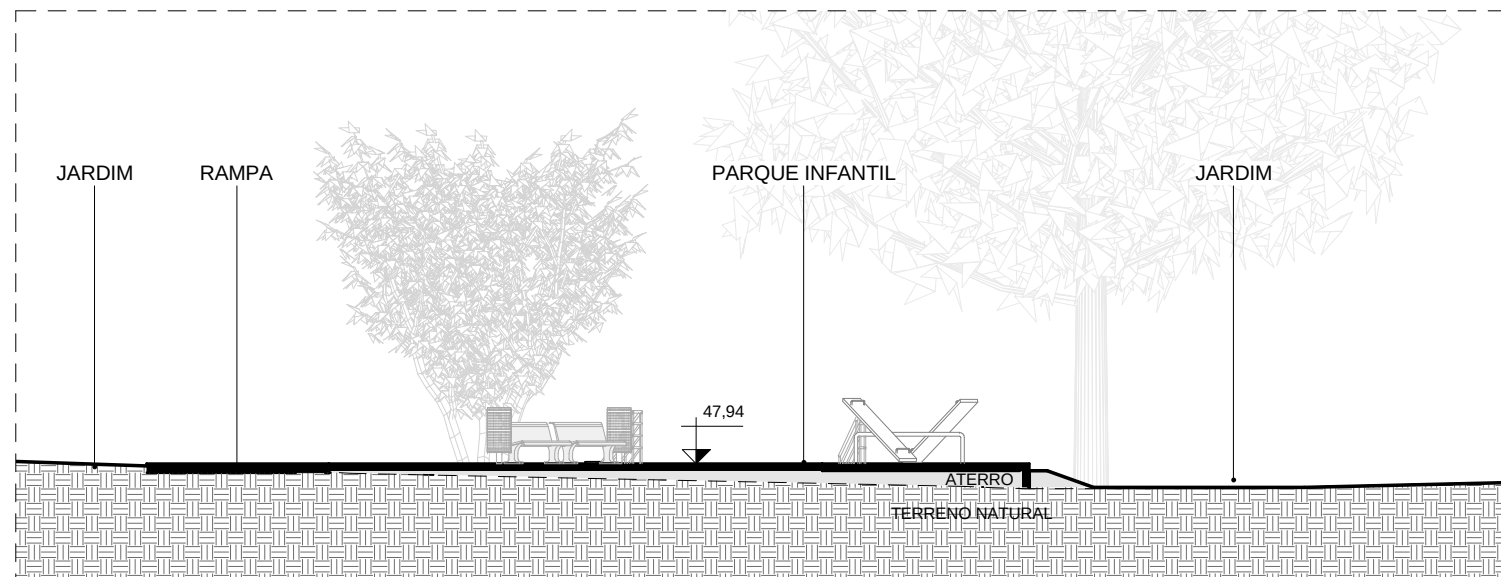


CORTE BB
ESCALA: 1 : 125


QUADRO DE ÁREAS PRAÇA 03	
NOME	ÁREA
ESCALADA	13,11 m²
PARQUE INFANTIL	28,38 m²
PÁTIO	211,69 m²
ÁREA TOTAL PAVIMENTADA	253,18 m²
JARDIM	391,95 m²
ÁREA TOTAL VERDE	391,95 m²
ÁREA TOTAL	645,13 m²



PERSPECTIVA 01

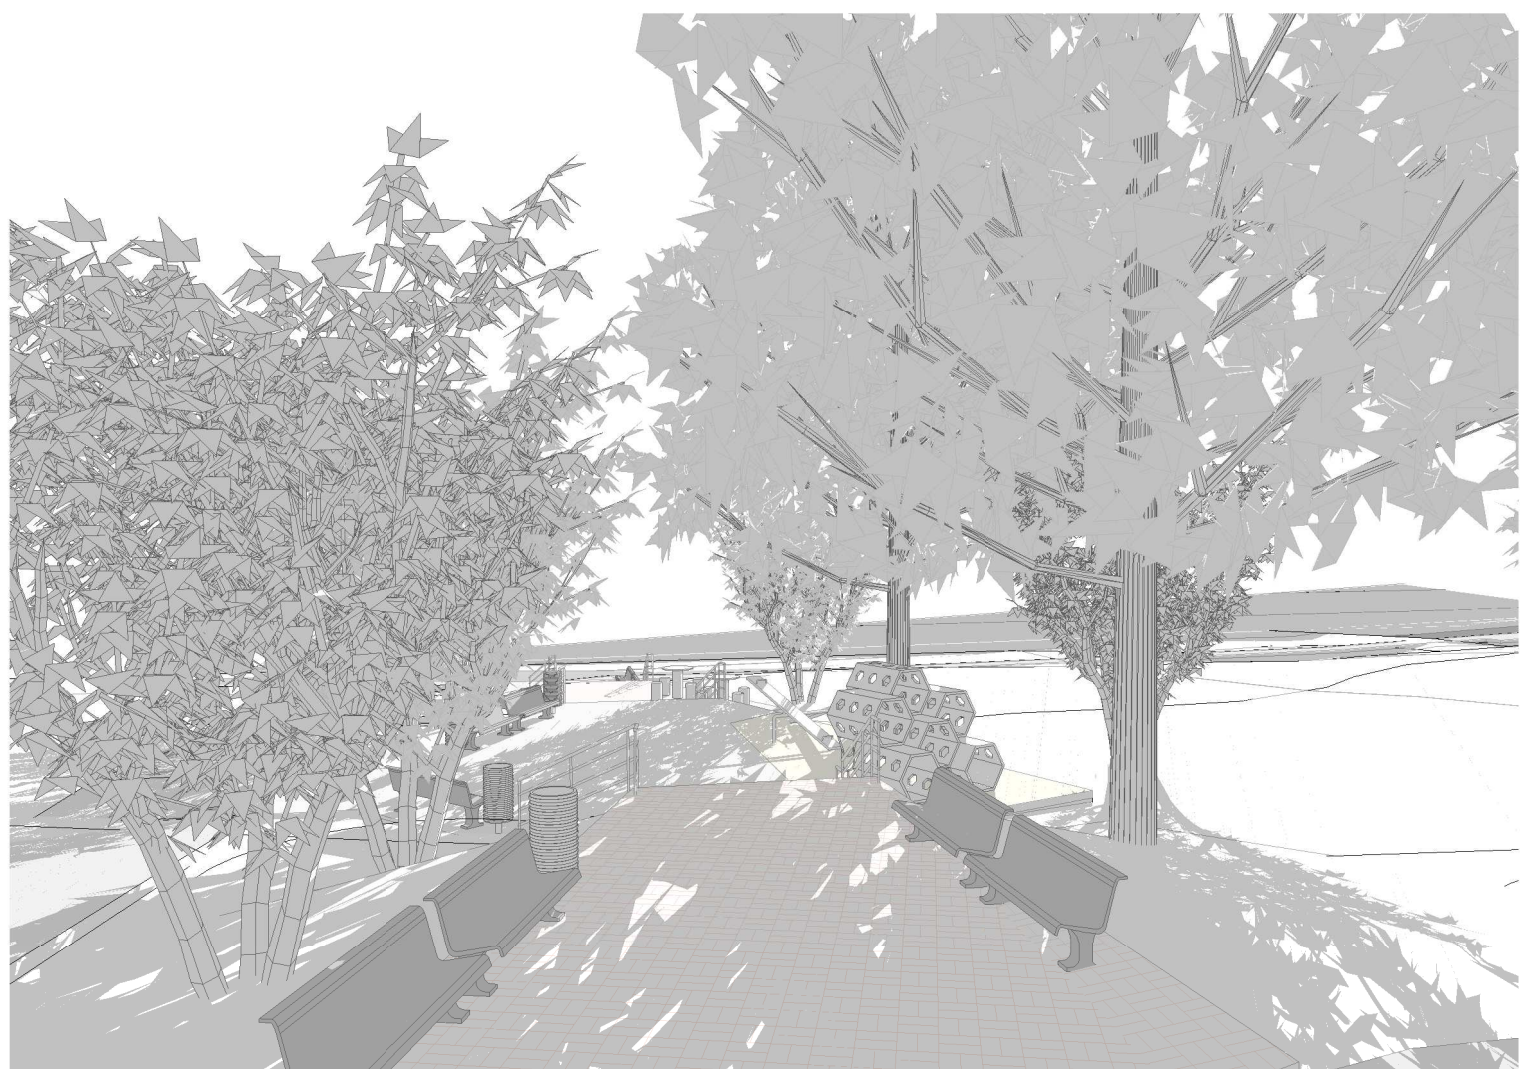

PERSPECTIVA 02

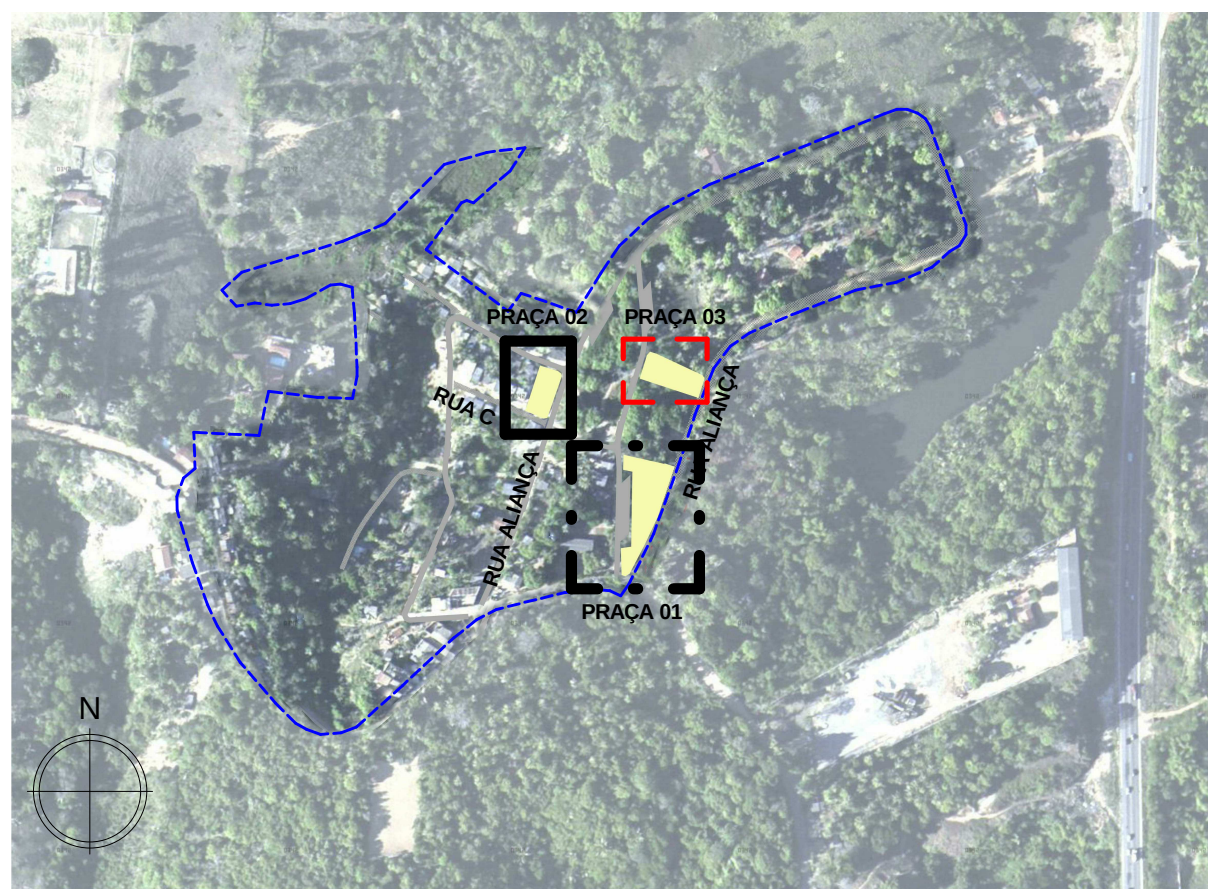

LIMITE	
	POLIGONAL PROJETO
	POLIGONAL COMUNIDADE
CADASTRO	
	CADASTRO DO LEVANTAMENTO TOPOGRÁFICO
	COTA ALTIMÉTRICA DO LEV. TOPOGRÁFICO
	ÁRVORES
	POSTE
REMOVER/ RELOCAR	
	EDIFICAÇÕES/CONSTRUÇÕES
	MURO
	MEIO FIO
	ÁRVORES
	POSTE
PAVIMENTAÇÃO/FORRAÇÃO	
	CONCRETO
	BLOCO INTERTRAVADO NATURAL/VERMELHO
	TSS - TRATAMENTO SUPERFICIAL SIMPLES
	SINALIZAÇÃO TÁTIL DIRECIONAL
	PISO INTRAVERDE
	ASFALTO
	ÁREA VERDE/ GRAMA
	EMBORRACHADO
	SINALIZAÇÃO TÁTIL DE ALERTA
PROJETO / PROPOSTA	
	MESA
	LIXEIRA
	BANCO
	GUARDA-CORPO h=92cm
	RAMPA TIPO 01
	ÁRVORES PROPOSTAS
	LIXEIRA COLETA SELETIVA
	PARACICLO
	RAMPA TIPO 02
	PERGOLADO MODULAR EM TORAS DE EUCALIPTO TRATADO

30/09/2016 EMISSÃO INICIAL		KÁTIA
DATA	DESCRIÇÃO	REVISÃO

RESPONSÁVEL CONTRATANTE:

RESPONSÁVEL CONSTRUTOR:

RESPONSÁVEL PROJETISTA: ARQ./URB. FLORIANO FREAZA AMOEDO - CAU: A12012-0



PLANO URBANÍSTICO E AMBIENTAL E PROJETOS ESPECÍFICOS PARA O VETOR IPITANGA

CONTRATANTE:
SECRETÁRIA DE INFRAESTRUTURA HÍDRICA E SANEAMENTO - SIHS

FASE: PROJETO EXECUTIVO DISCIPLINA: URBANISMO TEMA/PROJ. ESPECÍFICO: 4-BIRIBEIRA

TÍTULO: PRAÇA 03 - PLANTA BAIXA E CORTES


4-06 / 06

ENDERECO: ESTRADA DO RAPOSO-CASSANGE SALVADOR/BA

PROJETO Nº: 0365 PROJ.: DES.: CONF.: VERIF.: APROV.:

DESENHO Nº:

RESPONSÁVEL TÉCNICO/LEGAL FFA ARQUITETURA E URBANISMO LTDA : ARQ./URB. FLORIANO FREAZA AMOEDO (CAU A12012-0). TODOS OS DIREITOS RESERVADOS

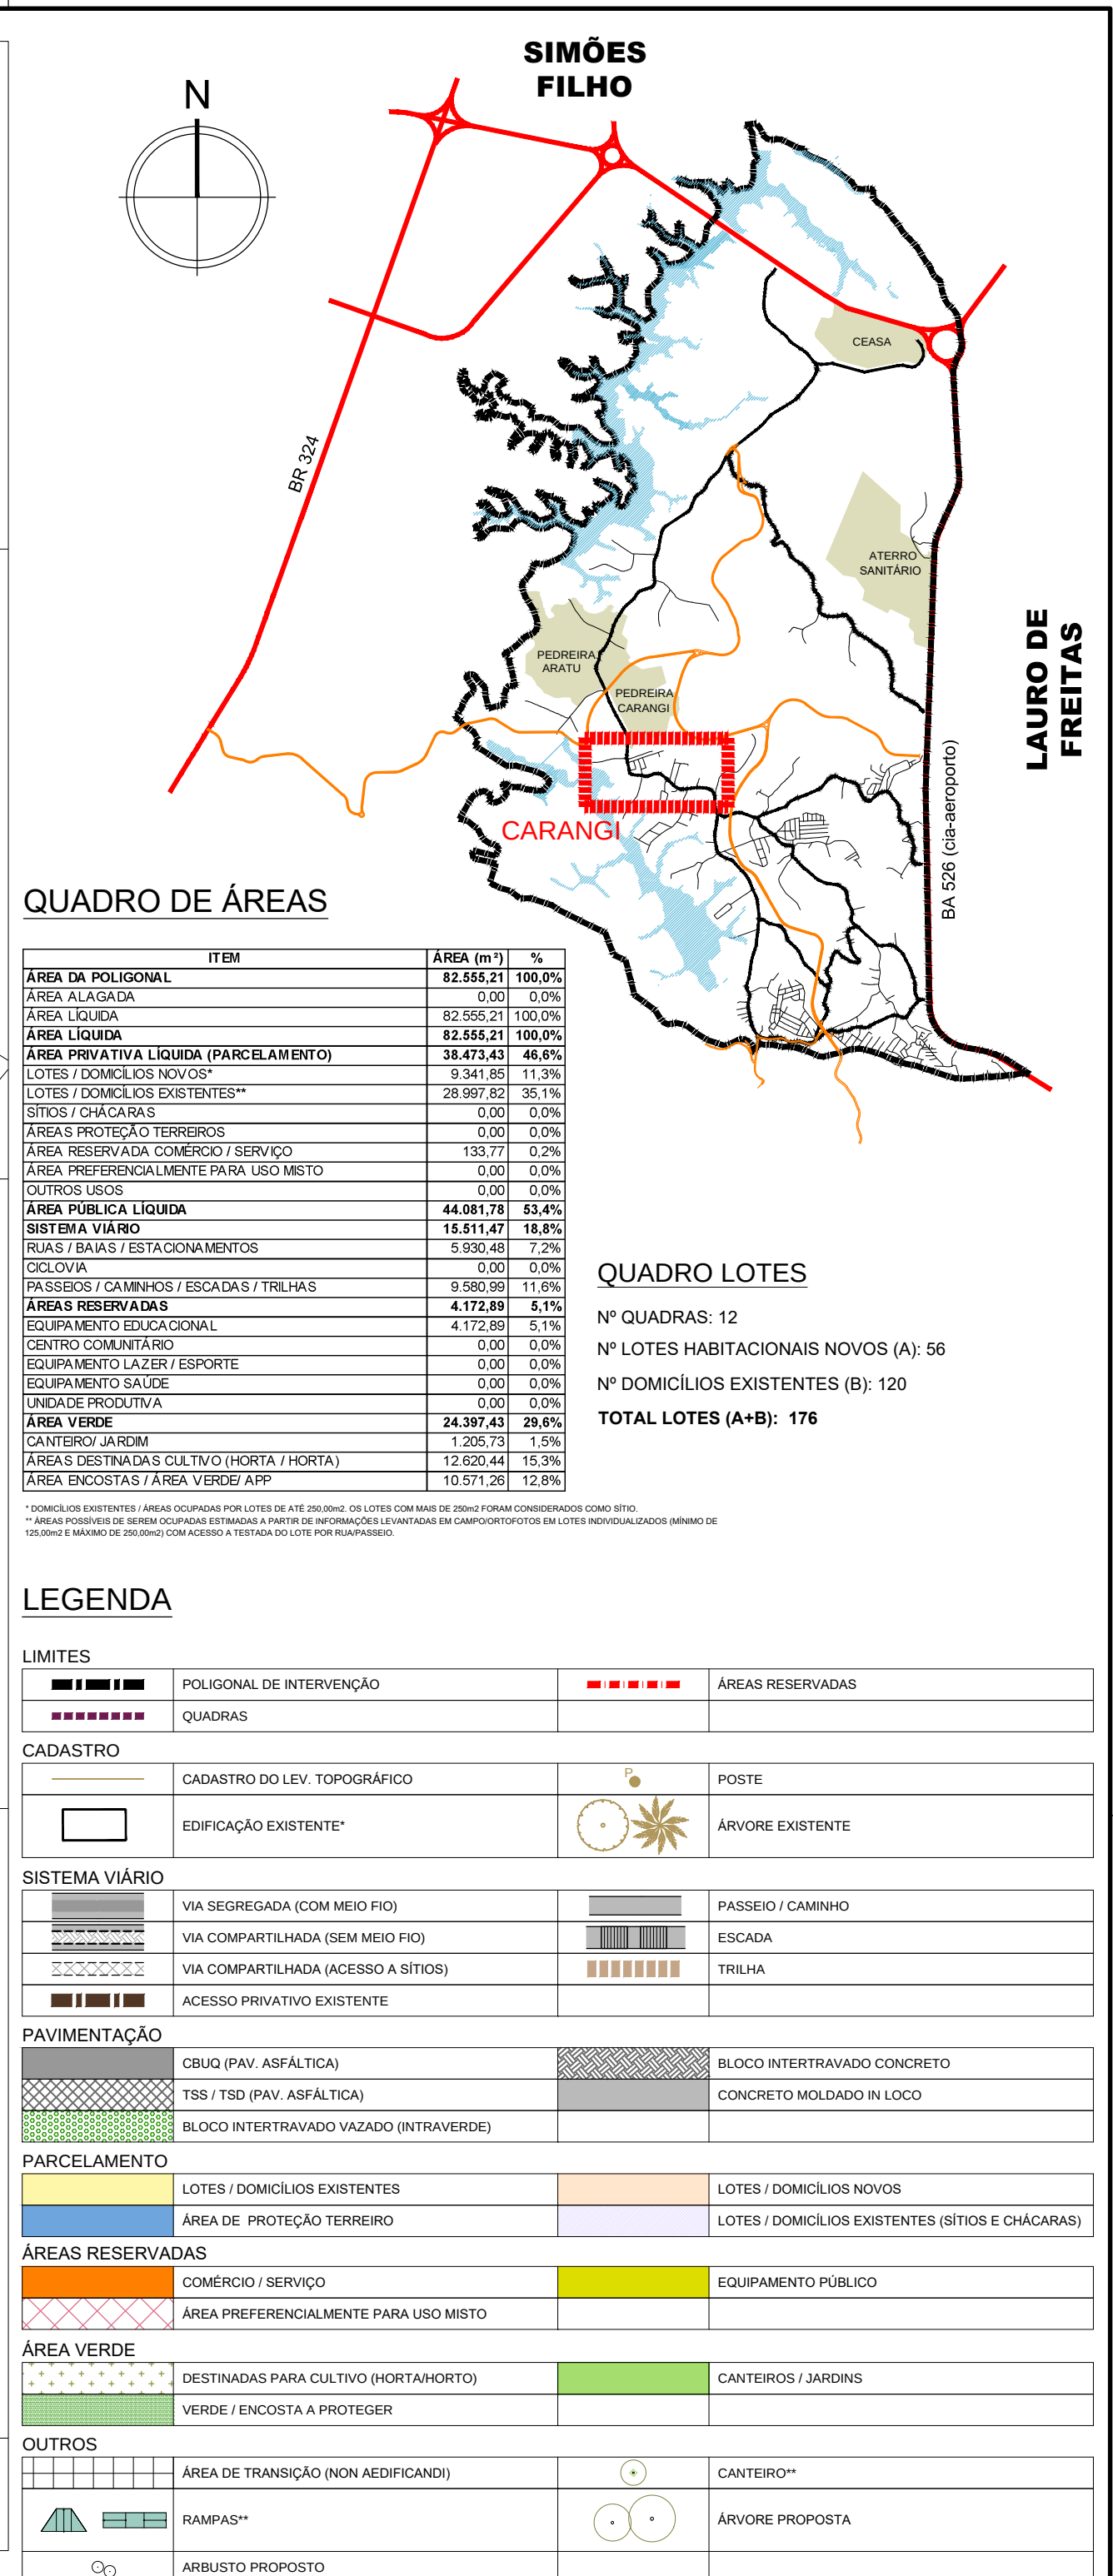

SEÇÃO BB
ESCALA 1:1000

30/09/2016	REVISÃO FFA	FFA
23/05/2014	EMISSÃO INICIAL	FFA
DATA	DESCRIÇÃO	REVISÃO

RESPONSÁVEL CONTRATANTE:

RESPONSÁVEL CONSTRUTOR:

RESPONSÁVEL PROJETISTA: ARQ. URB. FLORIANO FREAZA AMOEDO - CAU A12012-0



CONTRATANTE: SECRETARIA DE INFRAESTRUTURA HÍDRICA E SANEAMENTO - SIHS

FASE:	DISCIPLINA:	TEMA/PROJ. ESPECÍFICO:
PROJETO EXECUTIVO	URBANISMO	5-CARANGI


TÍTULO:	PARTIDO URBANÍSTICO	Nº TEMA - Nº PRANCHA / TOTAL PRANCHAS
---------	----------------------------------	---------------------------------------

ENDEREÇO:	DATA EMISSÃO INICIAL:	ESCALA:
ESTRADA DAS PEDREIRAS, CASSANGE - SALVADOR/BA	DEZ/2015	1:1000




PROJETO Nº: 0365	PROJ.:	DES.:	DESENHO Nº
---------------------	--------	-------	------------

CONF.:	VERIF.:	APROV.:	

1301-VIP_E4_URB_g1_CarangPU_R9

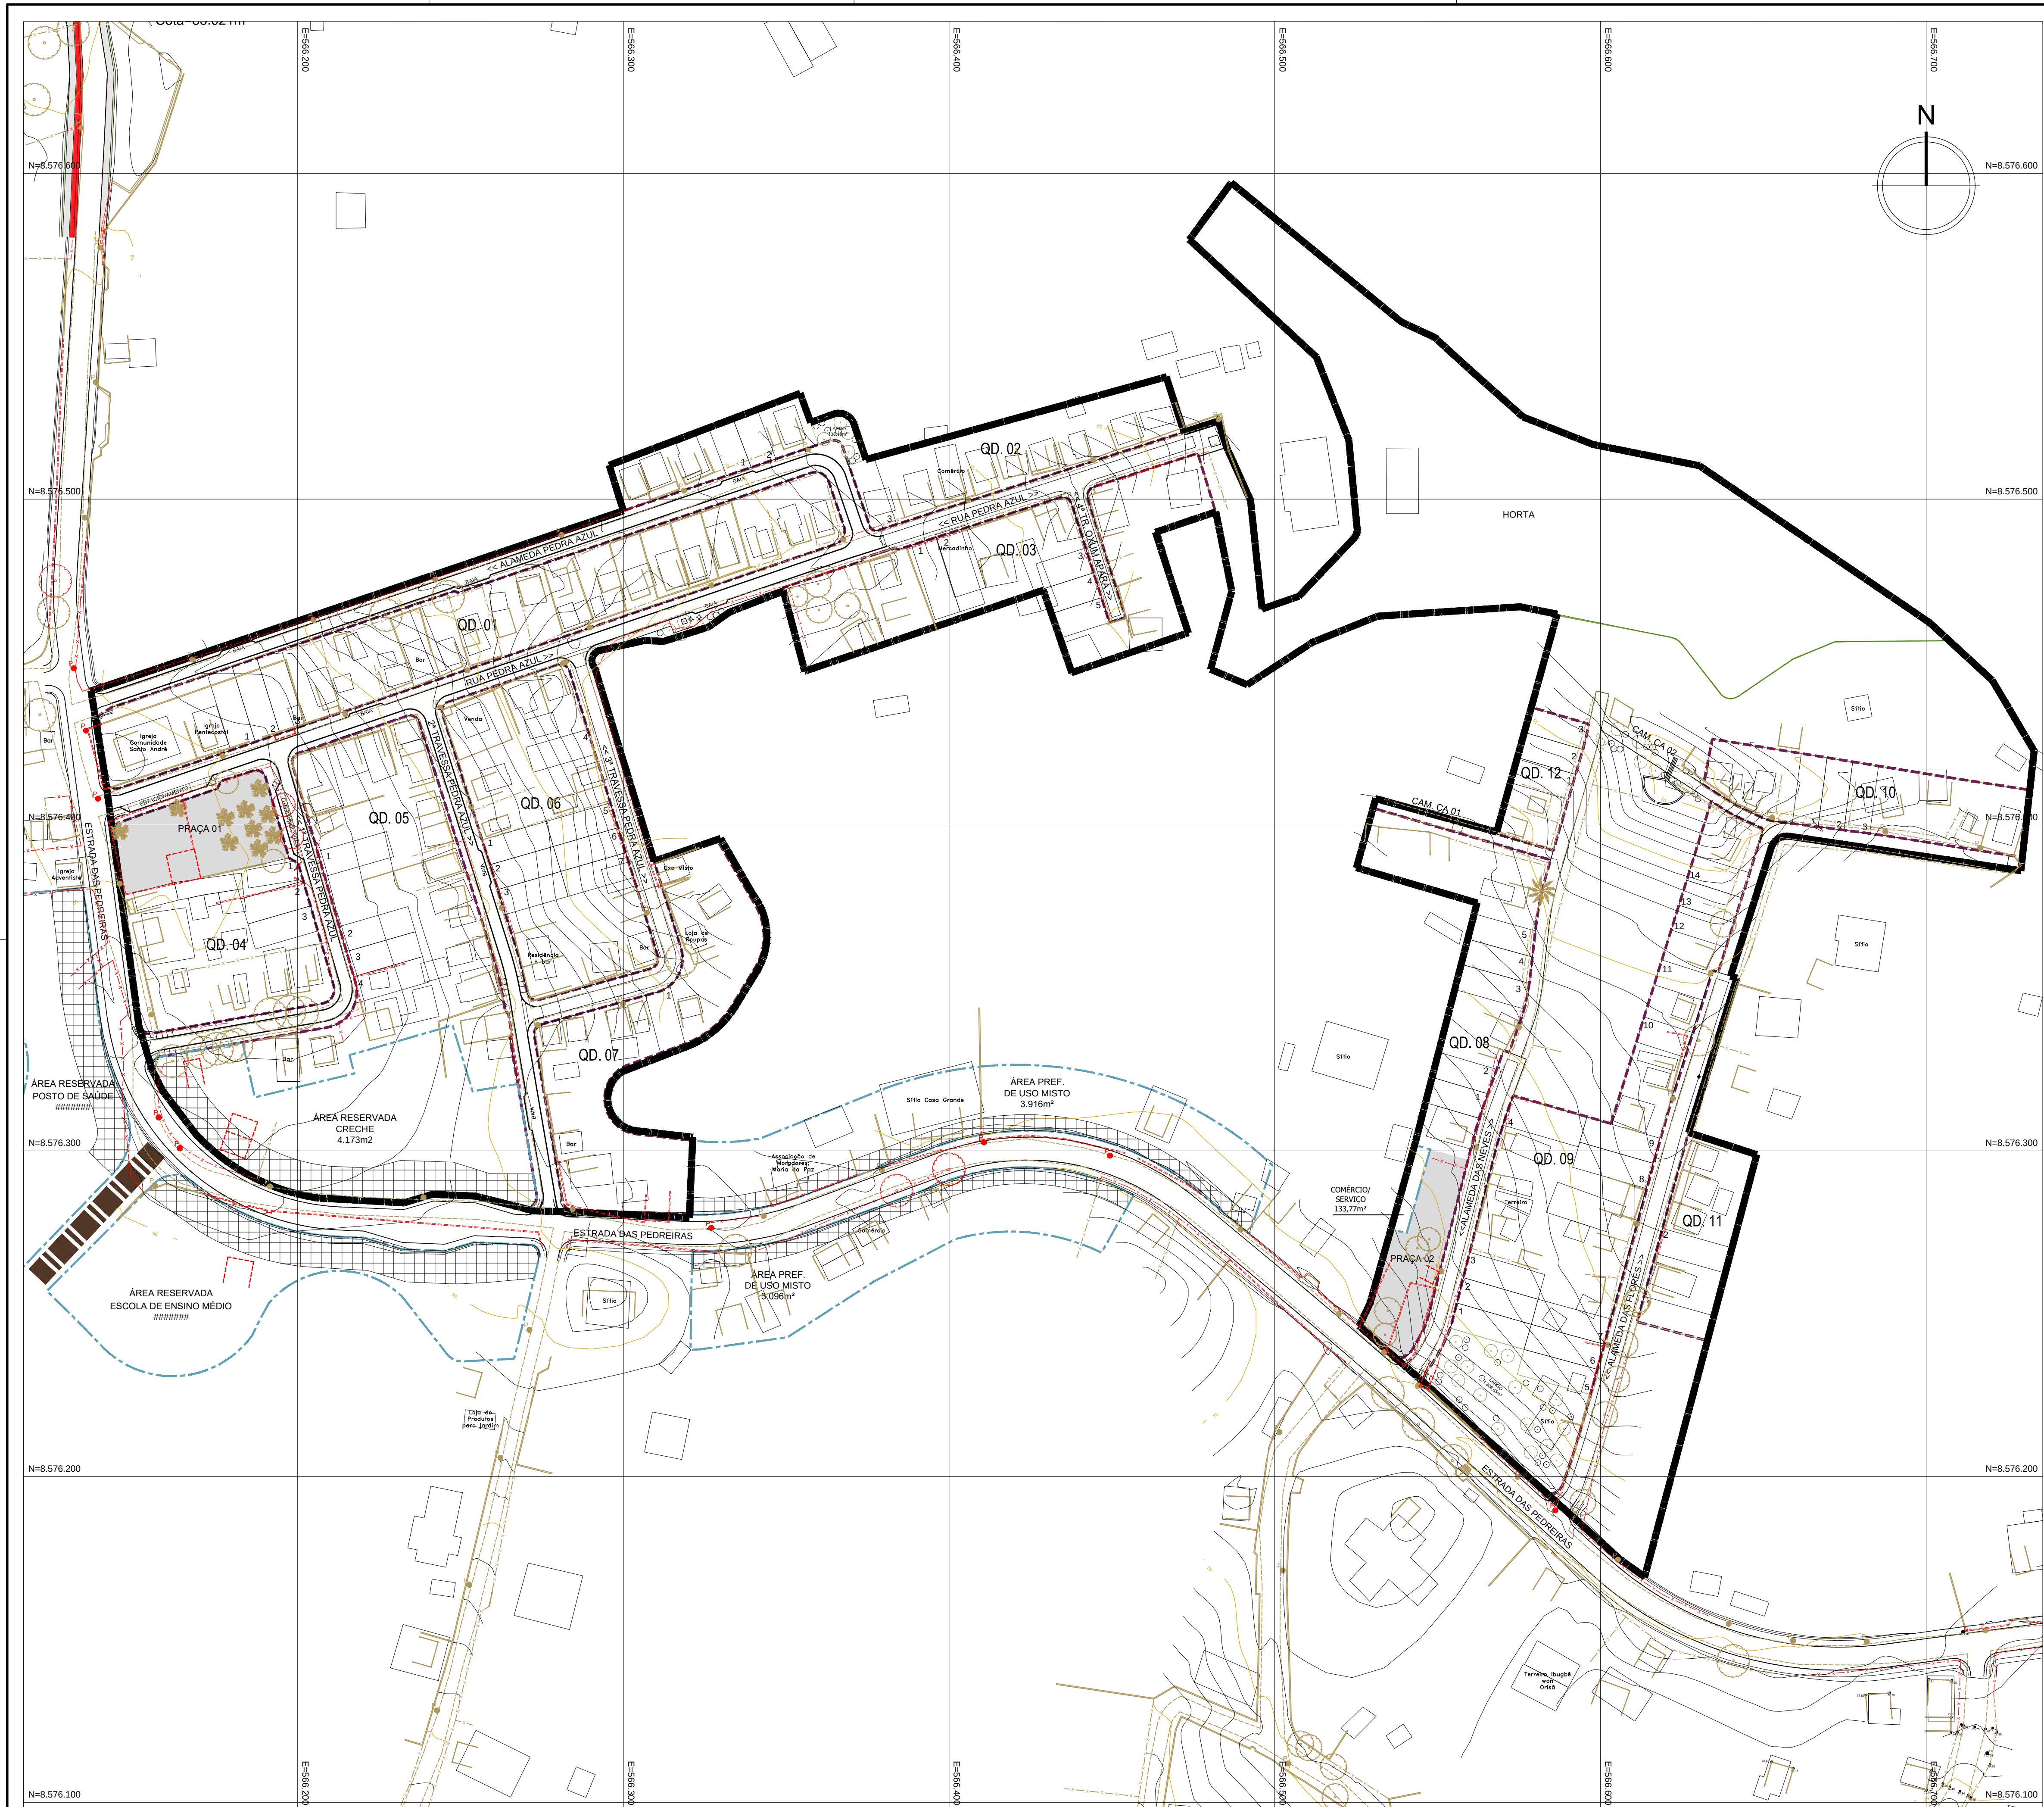

CARANGI
ESCALA 1:1000

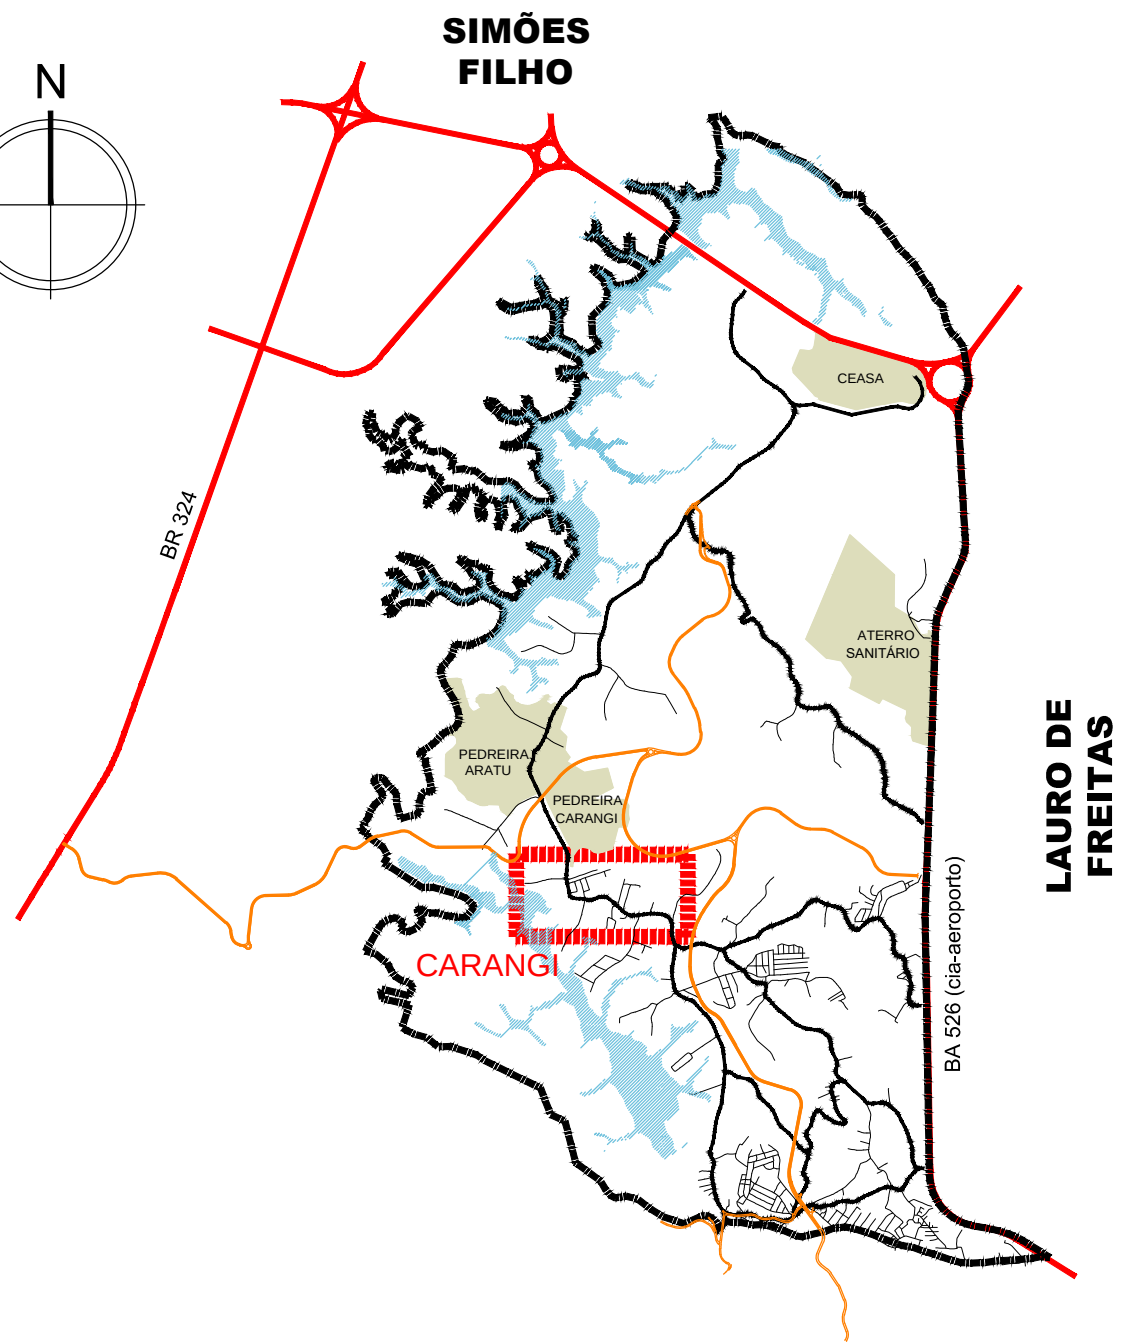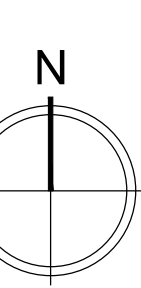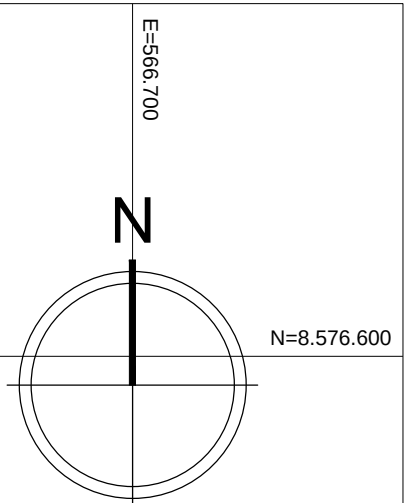

LEGENDA

LIMITES	POLIGONAL DE INTERVENÇÃO	ÁREAS RESERVADAS
CADASTRO	CADASTRO DO LIV. TOPOGRÁFICO	POSTE
	EDIFICAÇÃO EXISTENTE*	ÁRVORE EXISTENTE
REMOVER/RELOCAR	EDIFICAÇÕES/CONSTRUÇÕES AFETADAS	EDIFICAÇÕES/CONSTRUÇÕES AFETADAS PARCIALMENTE
	POSTE	ÁRVORE
	MURO	CERCA

DATA	EMIÇÃO INICIAL	DESCRIÇÃO	REVISÃO
30/09/2016			

RESPONSÁVEL CONTRATANTE:

RESPONSÁVEL CONSTRUTOR:

RESPONSÁVEL PROJETISTA: ARQ. URB. FLORIANO FREZZA AMOEDO - CAU A120124

SECRETARIA DE
INFRAESTRUTURA
HÍDRICA E SANEAMENTO

BAHIA
GOVERNO DO ESTADO

Consórcio
CH HYDROS ffa

PLANO URBANÍSTICO E AMBIENTAL E PROJETOS ESPECÍFICOS PARA O VETOR IPITANGA


 
 
CONTRATANTE:
SECRETARIA DE INFRAESTRUTURA HÍDRICA E SANEAMENTO - SIHS

FASE: PROJETO EXECUTIVO DISCIPLINA: URBANISMO TEMA PROJ. ESPECÍFICO: 5-CARANGI

TÍTULO: DEMOLIÇÕES Nº TEMA - Nº PRANCHA / TOTAL PRANCHAS: 5-02 / 05

ENDEREÇO: ESTRADA DAS PEDREIRAS, CASSANGE - SALVADOR/BA DATA EMISSÃO INICIAL: SET/2016 ESCALA: 1:1000

PROJETO Nº: 0365 DES.: DESENHO Nº: CONF.: VERIF.: APROV.:

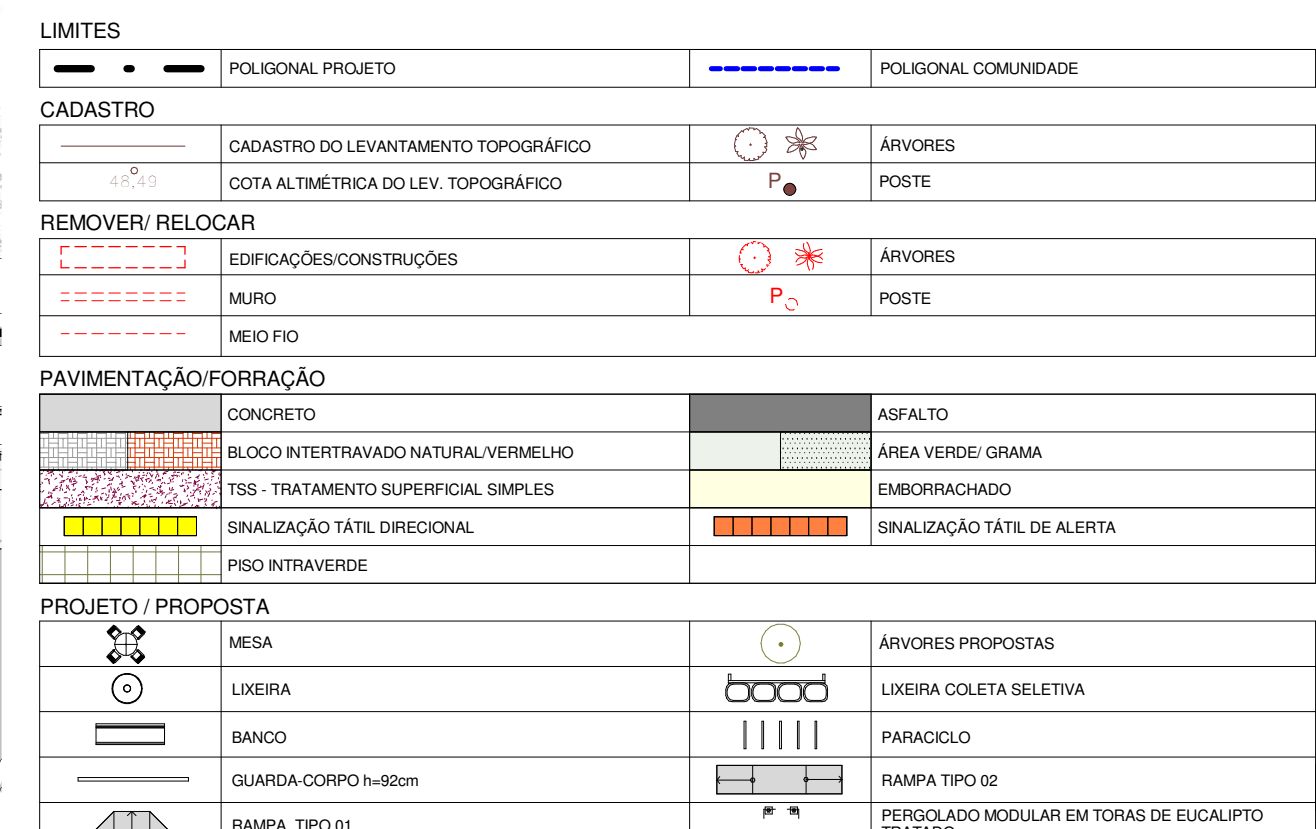

QUADRO DE ÁREAS PRAÇA 01		TRATADO
NOME	ÁREA	
ACADEMIA DA SAÚDE	44,64 m²	
PARQUE INFANTIL	74,70 m²	
PÁTIO	384,08 m²	
RAMPAS	70,07 m²	
ÁREA TOTAL PAVIMENTADA	573,79 m²	
JARDIM	703,07 m²	
ÁREA TOTAL VERDE	703,07 m²	
ÁREA TOTAL	1276,79 m²	

30/09/2016	EMISSÃO INICIAL	KÁTHIA
DATA	DESCRIÇÃO	REVISÃO

RESPONSÁVEL CONTRATANTE

RESPONSÁVEL CONSTRUTOR

RESPONSÁVEL PROJETISTA: ARQ./URB. FLORIANO FREAZA AMOEDO - CAU: A12012-0



PLANO URBANÍSTICO E AMBIENTAL
E PROJETOS ESPECÍFICOS PARA O VETOR IPITANGA

CONTRATANTE: SECRETÁRIA DE INFRAESTRUTURA HÍDRICA E SANEAMENTO - SIHS


FASE:	DISCIPLINA:	TEMA/PROJ. ESPECÍFICO:
PROJETO EXECUTIVO	URBANISMO	5 - CARANGI

TÍTULO:	Nº TEMA - Nº PRANCHA / TOTAL PRANCHAS
PRAÇA 01 - PLANTA BAIXA E CORTES	5-04 / 05


ENDEREÇO: ESTRADA DO RAPOSO-CASSANGE SALVADOR/BA	DATA EMISSÃO INICIAL: SET/2016	ESCALA: INDICADA
---	-----------------------------------	---------------------

PROJETO Nº: 0365	PROJ.: 	DES.: 	DESENHO Nº:
---------------------	------------	-----------	-----------------


CONF.:	VERIF.:	APROV.:
--------	---------	---------

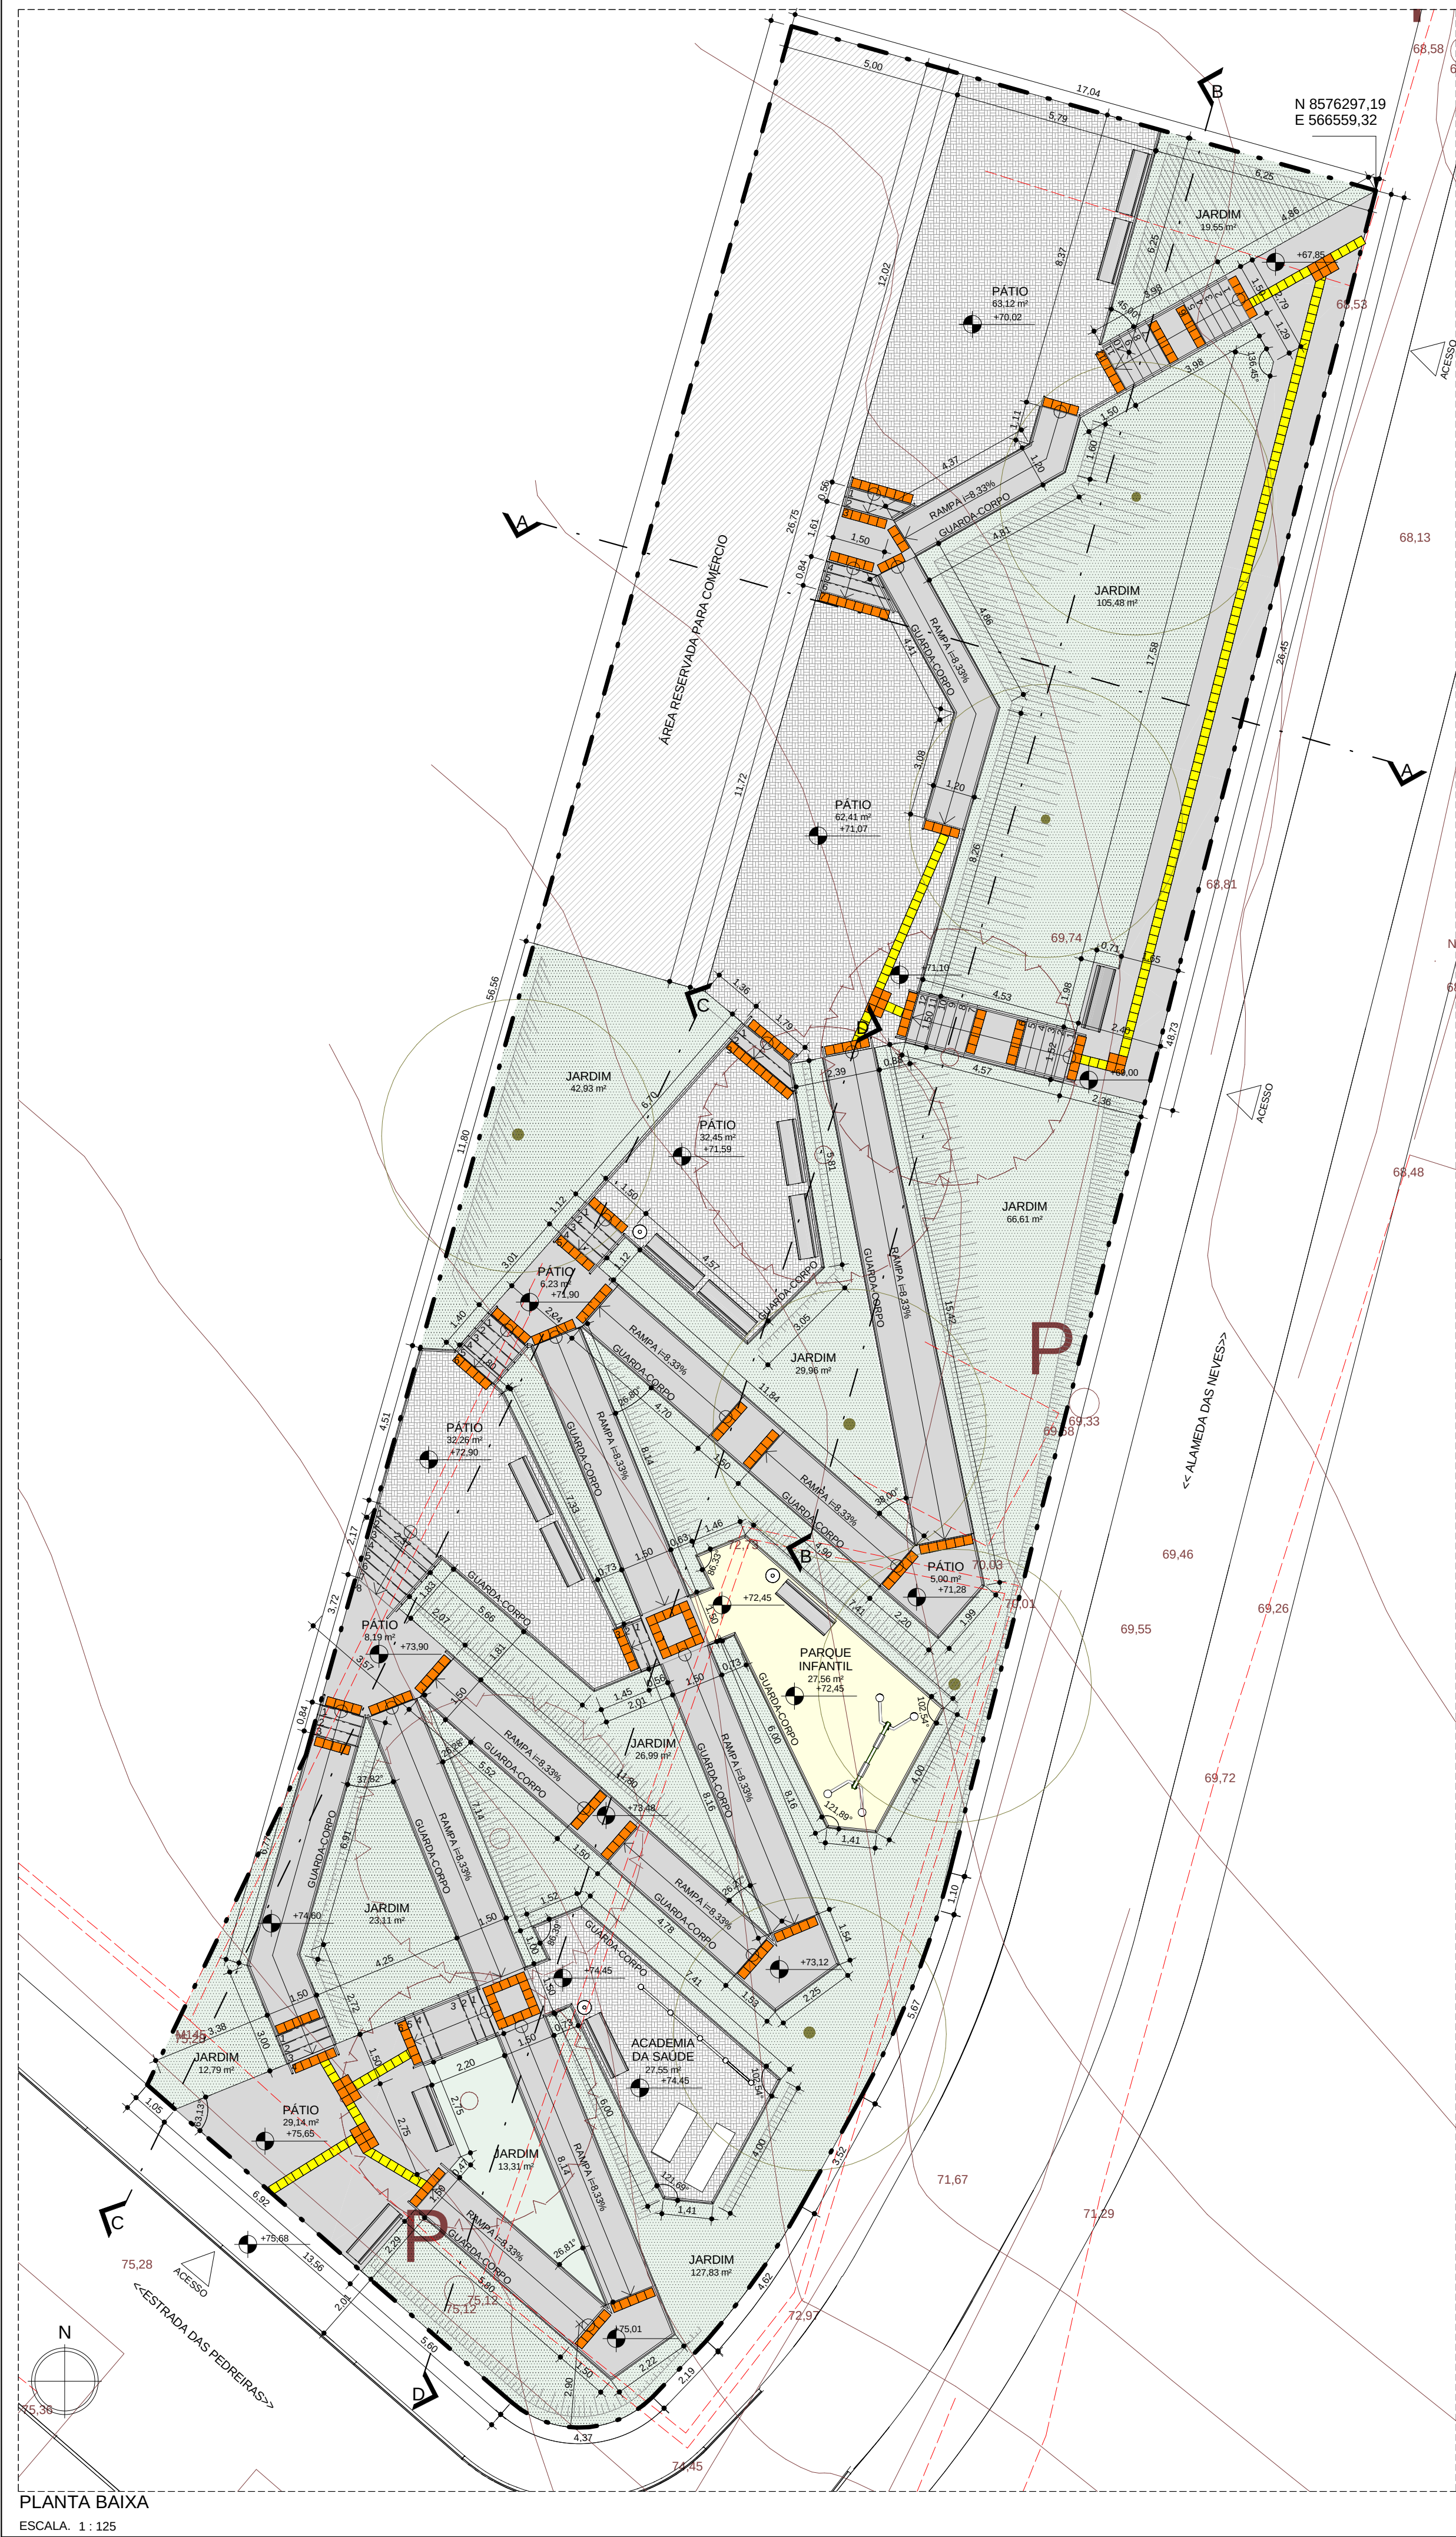


PLANTA BAIXA
ESCALA: 1 : 125

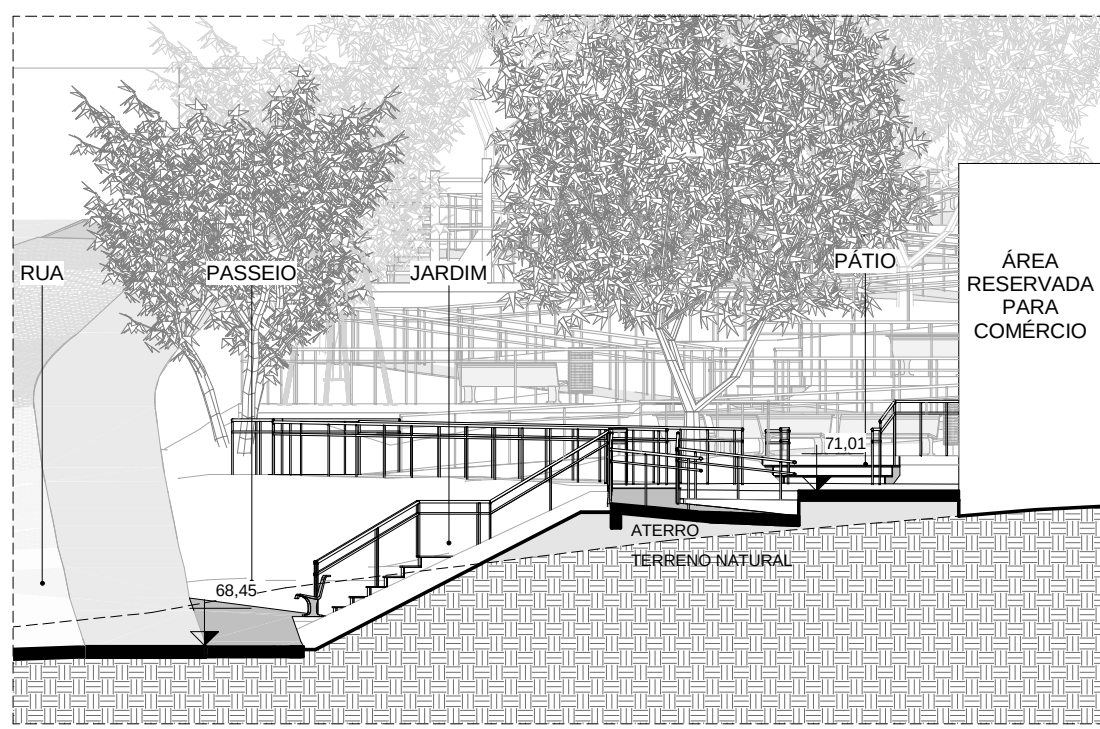


CORTE AA
ESCALA: 1 : 125

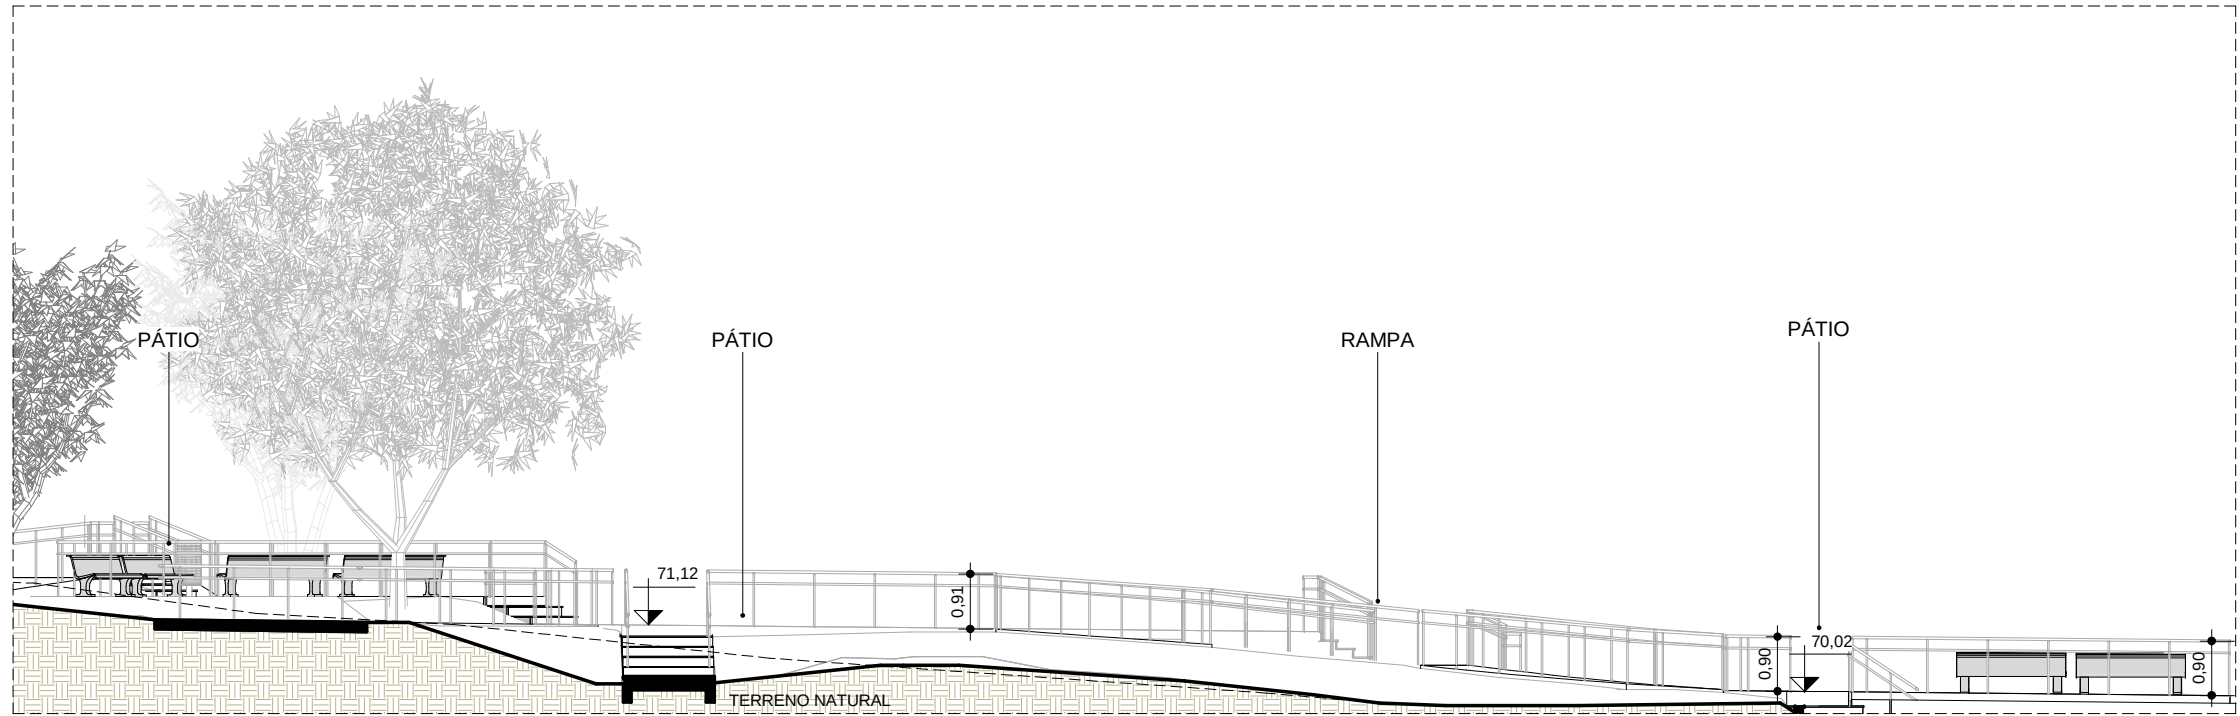

CORTE BB
ESCALA: 1 : 125

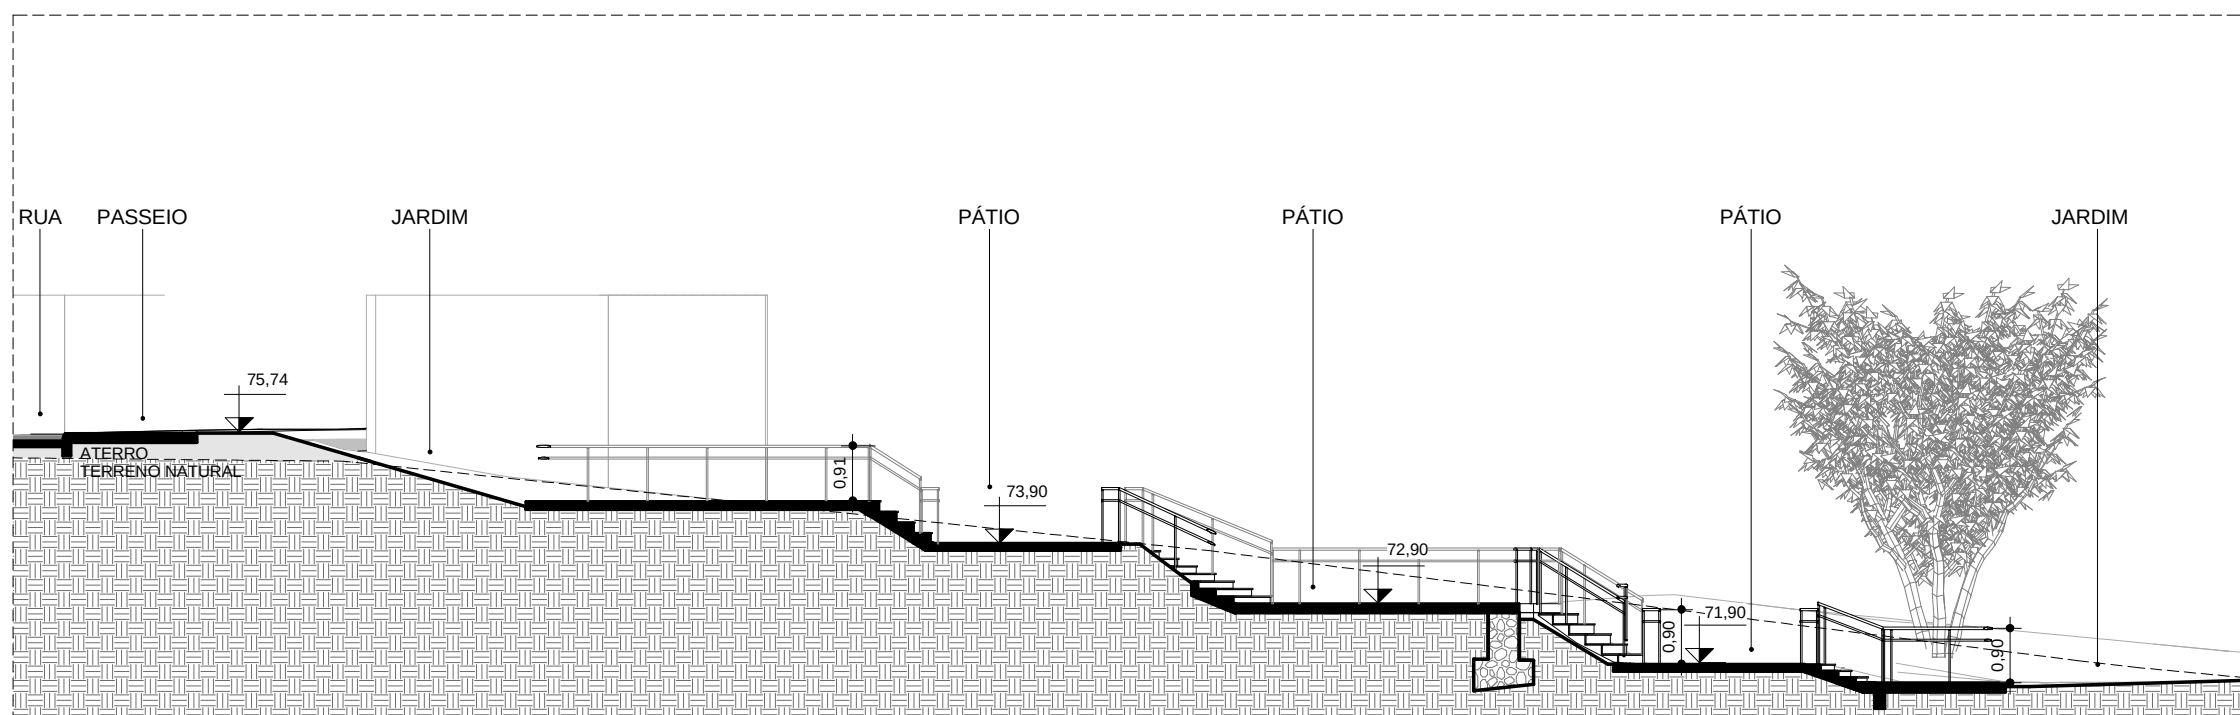


CORTE CC
ESCALA: 1 : 125

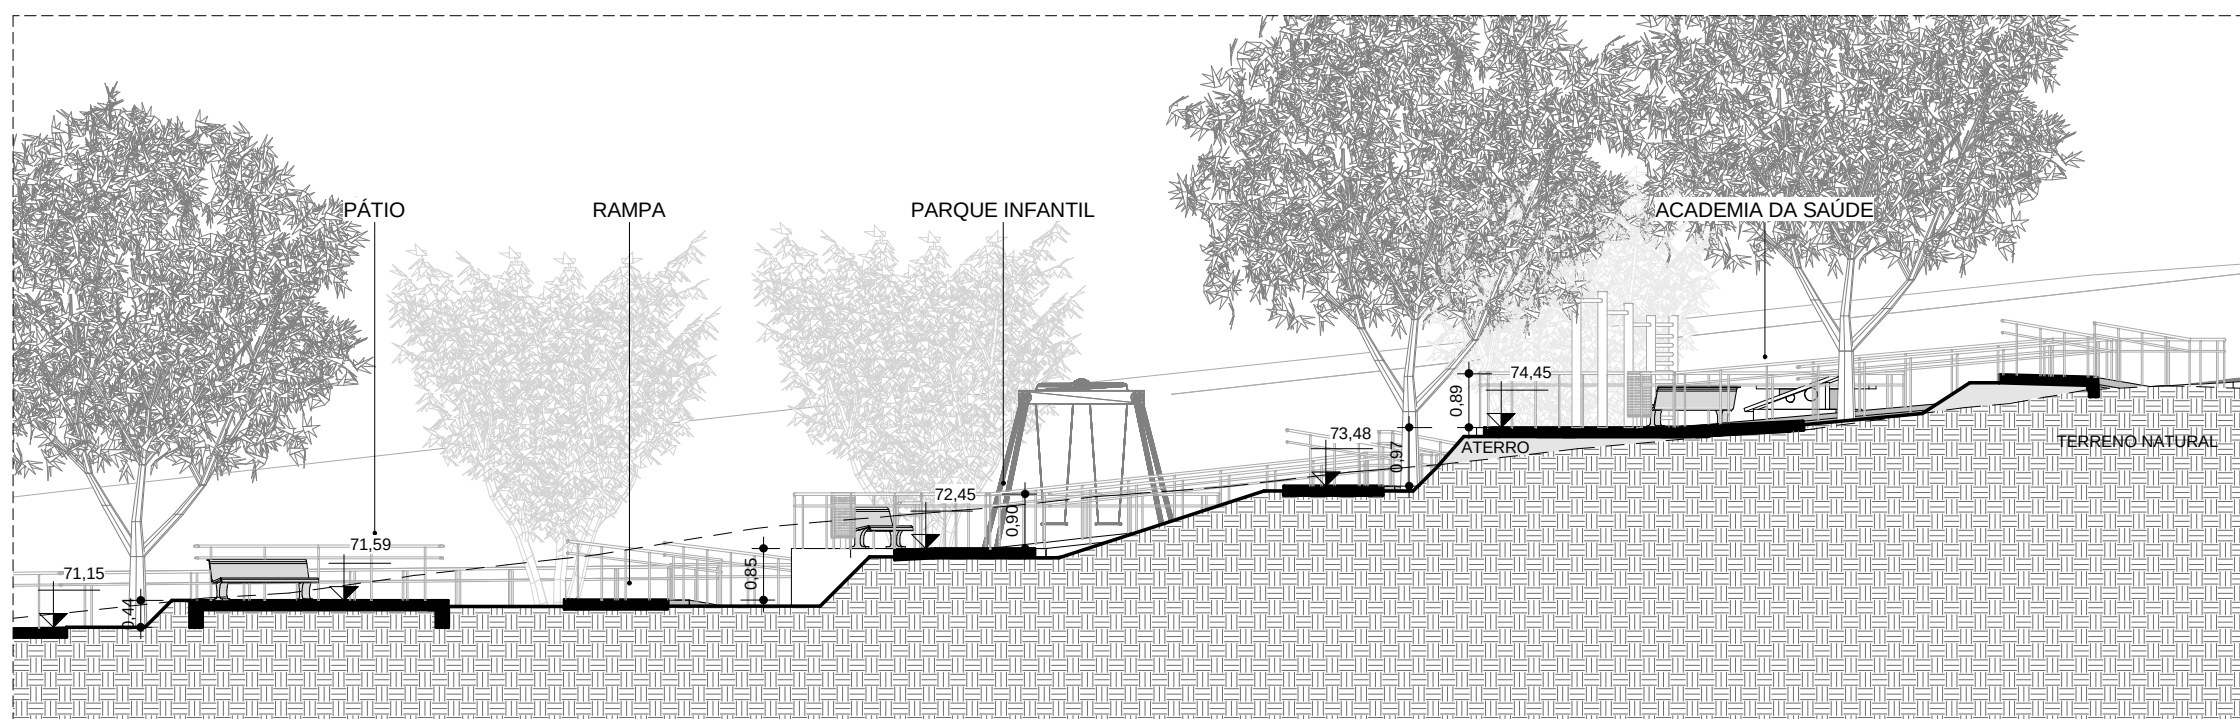

CORTE DD
ESCALA: 1 : 125



PERSPECTIVA 01

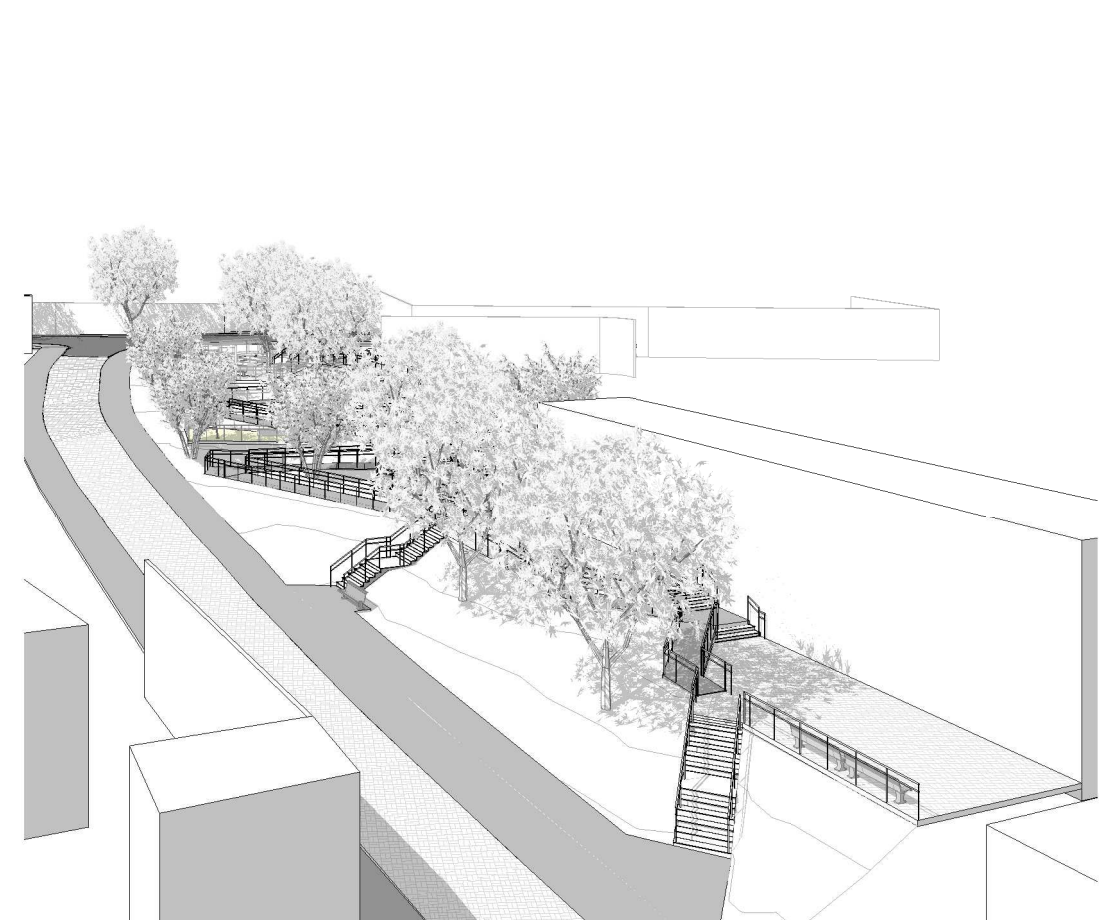

PERSPECTIVA 02



LIMITES		POLIGONAL PROJETO	POLIGONAL COMUNIDADE
CADASTRO		CADASTRO DO LEVANTAMENTO TOPOGRÁFICO	ÁRVORES
COTA ALTIMÉTRICA DO LEV. TOPOGRÁFICO		P	POSTE
REMOVER/RELOCAR		EDIFICAÇÕES/CONSTRUÇÕES	ÁRVORES
MURO		P	POSTE
MEIO FIO			
PAVIMENTAÇÃO/FORRAÇÃO		CONCRETO	ASFALTO
BLOCO INTERTRAVADO NATURAL/VERMELHO			ÁREA VERDE/ GRAMA
TSS - TRATAMENTO SUPERFICIAL SIMPLES			EMBORRACHADO
SINALIZAÇÃO TÁTIL DIRECIONAL			SINALIZAÇÃO TÁTIL DE ALERTA
PISO INTRAVERDE			
PROJETO / PROPOSTA		MESA	ÁRVORES PROPOSTAS
LIXEIRA			LIXEIRA COLETA SELETIVA
BANCO			PARACICLO
GUARDA-CORPO h=82cm			RAMPA TIPO 02
RAMPA TIPO 01			PERGOLADO MODULAR EM TORAS DE EUCALIPTO TRATADO
QUADRO DE ÁREAS PRAÇA 02			
NOME			ÁREA
ACADEMIA DA SAÚDE			27,55 m²
ESCALADA			43,52 m²
PARQUE INFANTIL			27,56 m²
PASSEIO			3,13 m²
PÁTIO			238,90 m²
RAMPAS			144,14 m²
ÁREA TOTAL PAVIMENTADA			482,70 m²
JARDIM			476,36 m²
ÁREA TOTAL VERDE			476,36 m²
ÁREA TOTAL			959,06 m²

30/09/2016	EMIÇÃO INICIAL	KÁTIA
DATA	DESCRIÇÃO	REVISÃO

RESPONSÁVEL CONTRATANTE

RESPONSÁVEL CONSTRUTOR

RESPONSÁVEL PROJETISTA: ARQ.ÚRB. FLORIANO FREZA AMOEDO - CAU: A12012-0



PLANO URBANÍSTICO E AMBIENTAL E PROJETOS ESPECÍFICOS PARA O VETOR IPITANGA

CONTRATANTE:
SECRETARIA DE INFRAESTRUTURA HÍDRICA E SANEAMENTO - SIHS


FASE: PROJETO EXECUTIVO
DISCIPLINA: URBANISMO
TEMA PROJ. ESPECÍFICO: 5 - CARANGI

TÍTULO: PRAÇA 02 - PLANTA BAIXA E CORTES
Nº TEMA - Nº PRANCHA / TOTAL PRANCHAS: 5-05 / 05

ENDERÇO: ESTRADA DO RAPOSO-CASSANGE SALVADOR/BA
DATA EMISSÃO INICIAL: SET/2016
ESCALA: INDICADA



PROJETO Nº: 0365
CONF.:
VERIF.:
DESENHO Nº:

RESPONSÁVEL TÉCNICO/LEGAL: FFA ARQUITETURA E URBANISMO LTDA - ARQ.ÚRB. FLORIANO FREZA AMOEDO (CAU A12012-0). TODOS OS DIREITOS RESERVADOS

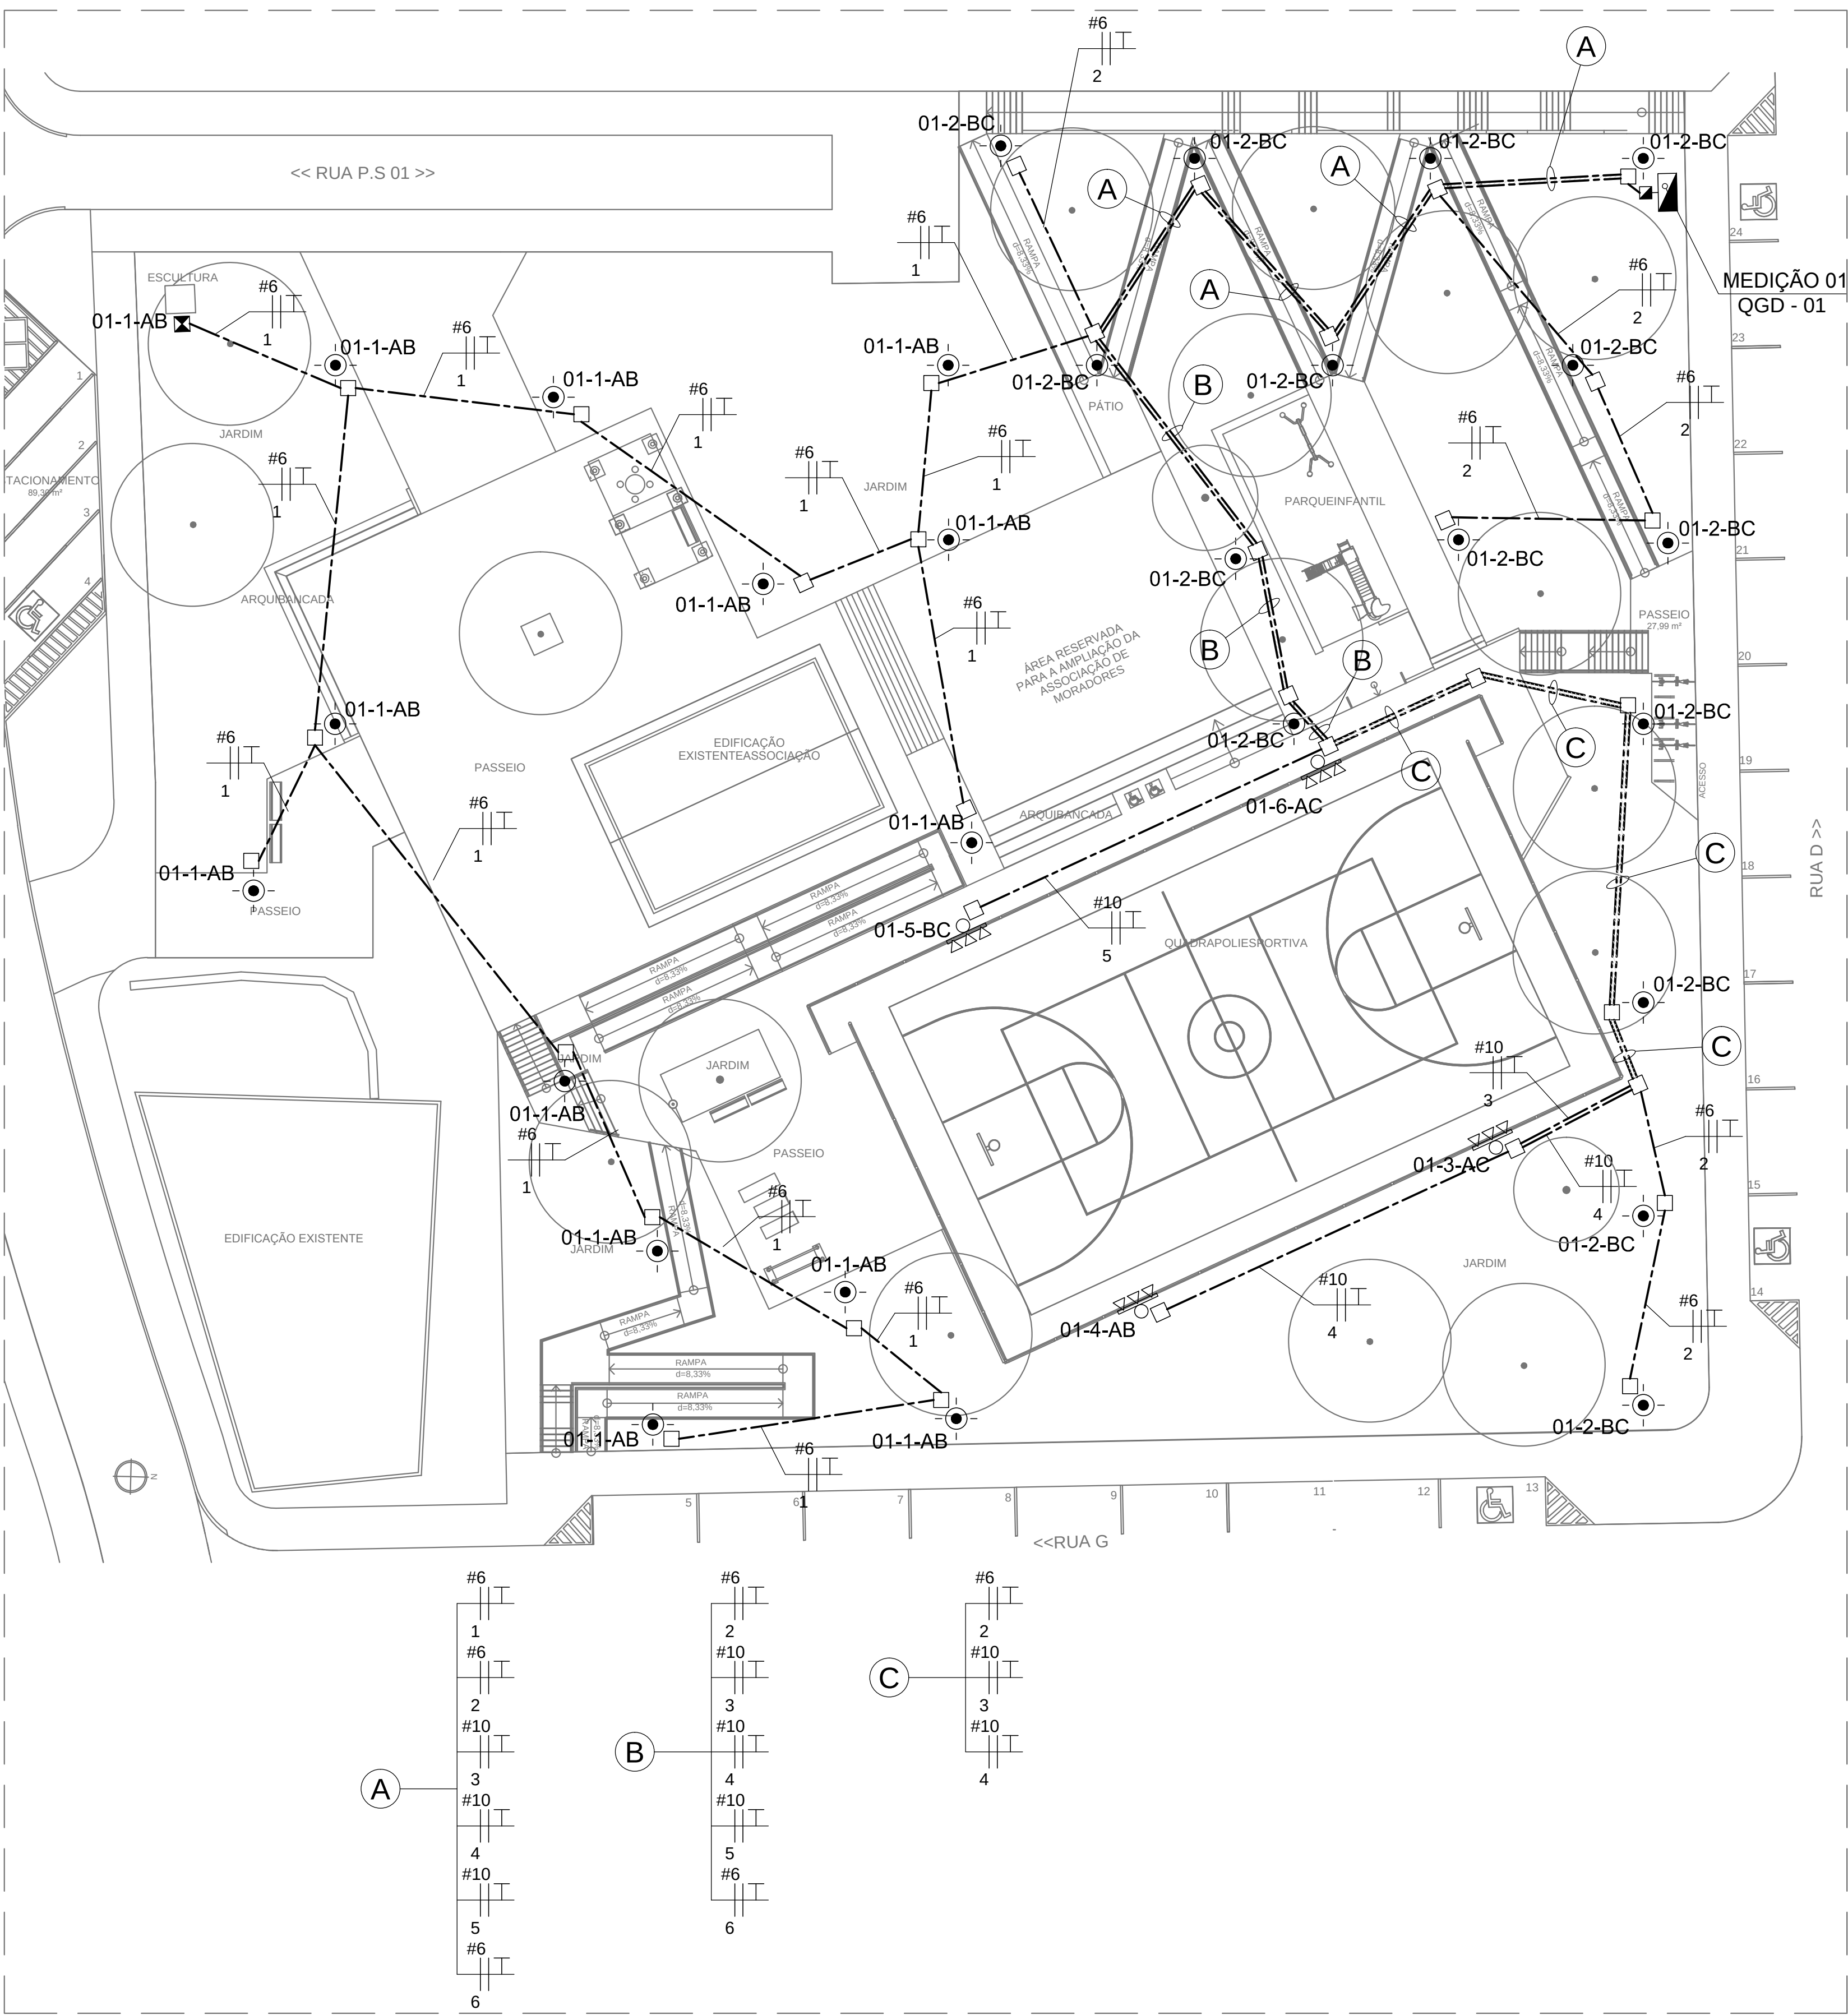

PLANTA BAIXA
ESCALA: 1 : 200

QUADRO DE CARGAS QDG-1														
C R C	LAMPADAS (W)					PERDA REAT. (W)					CARGA INSTALADA (W)	COSφ	CARGA INSTALADA (VA)	FATOR UTILIZAÇÃO
	7.2	53	230	400	1.000	15	25	35	35	65				
01	1	13									697	1.00	697	1
02		15									795	0.92	1419	1
03			3							3	1305	0.92	1419	1
04			3							3	1305	0.92	1419	1
05			3							3	1305	0.92	1419	1
06			3							3	1305	0.92	1419	1
07											2000	0.92	2174	1
Σ POTÊNCIAS											8712		9342	
FATOR DE SIMULTANEIDADE:											1			
DEMANDA PREVISTA:											8,71 KW / 9,34 KVA			
CORRENTE TOTAL (A):											24,52			
QUEDA DE TENSÃO TOTAL MÁXIMA CONSIDERANDO O RAMAL DE ENTRADA:											4,0%			

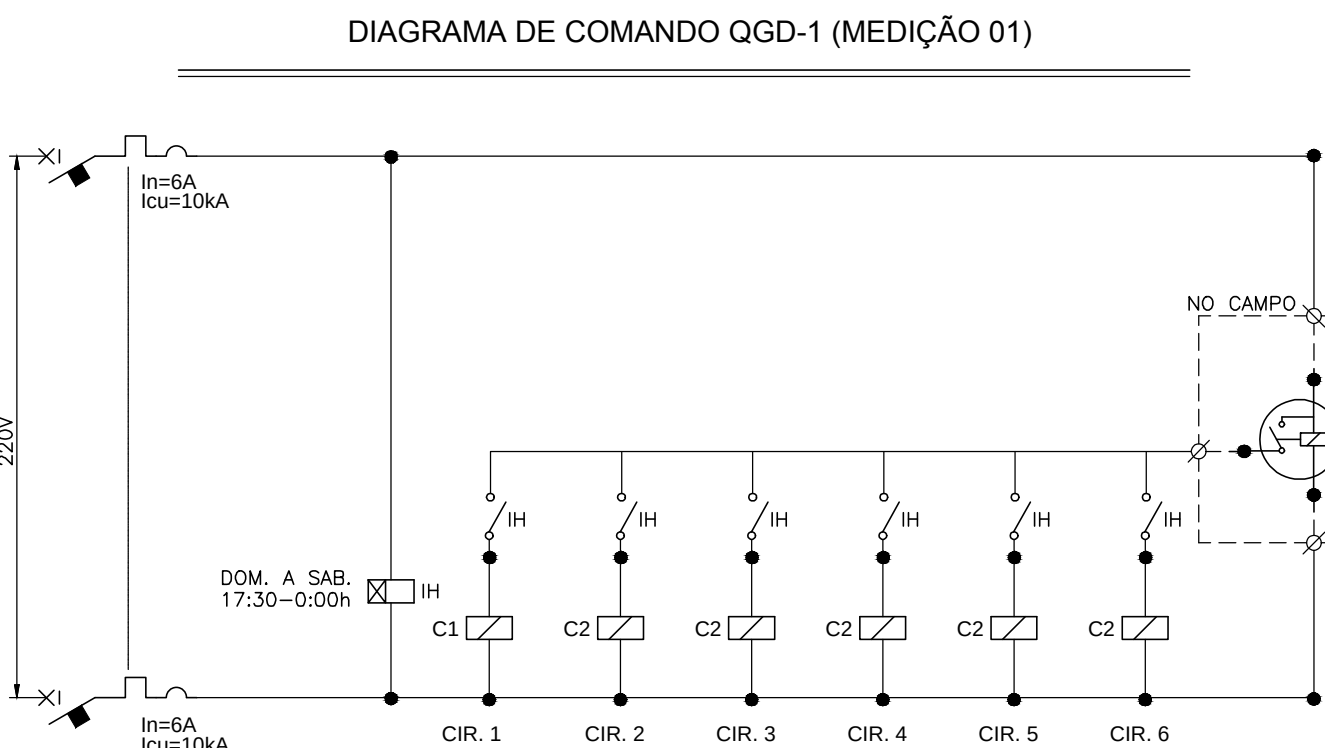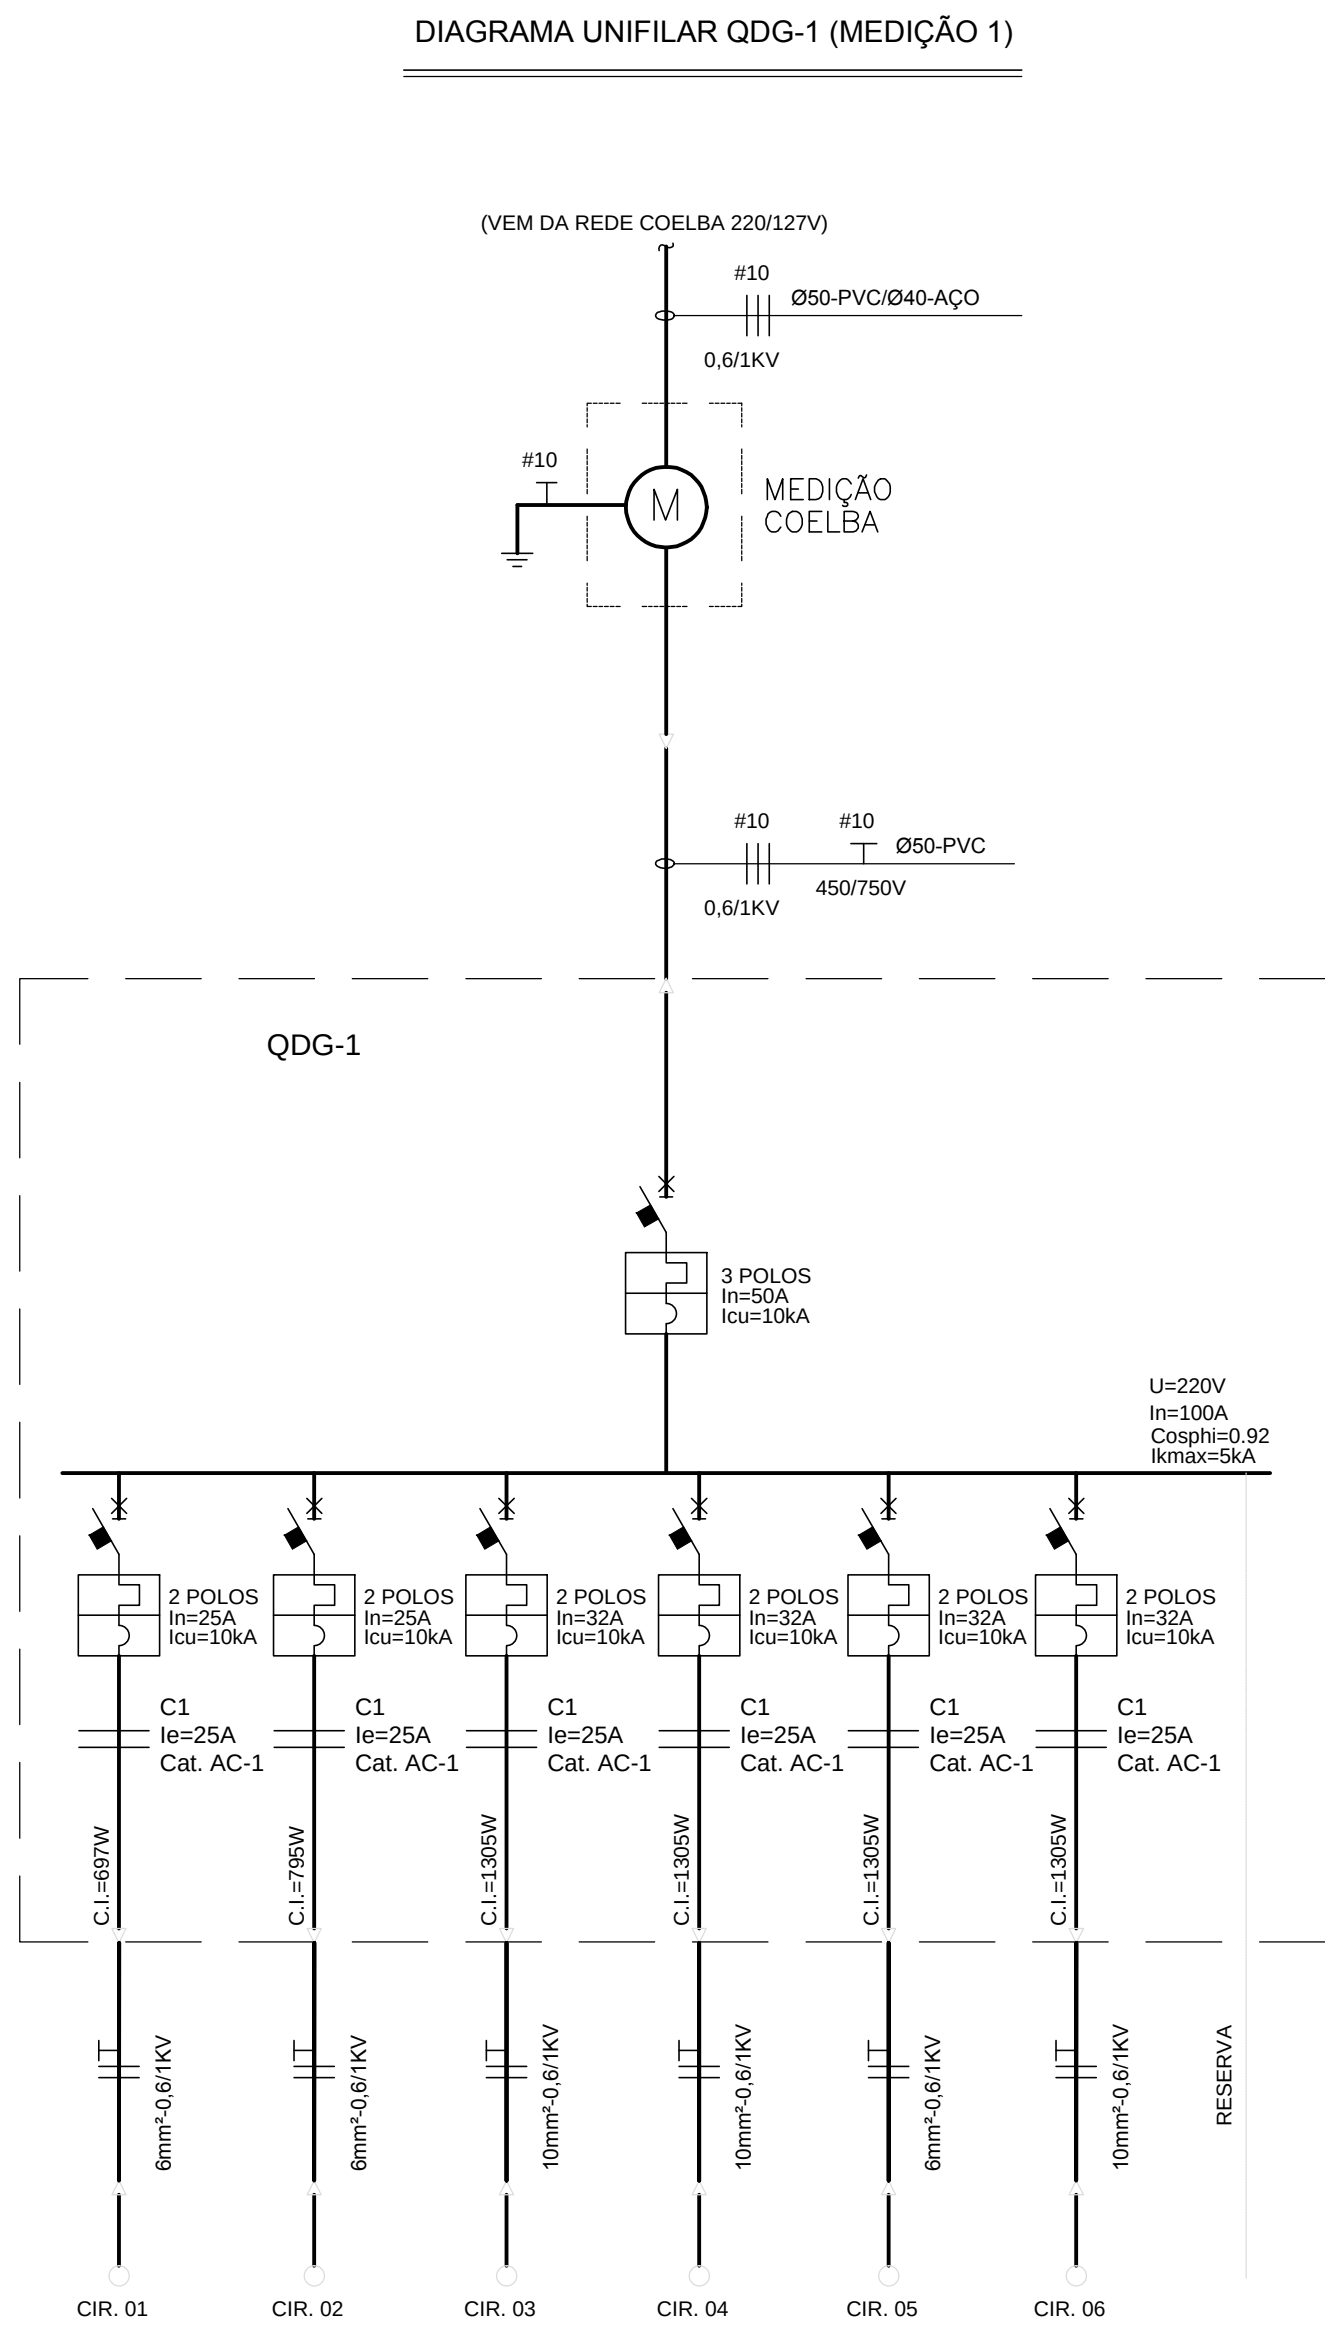

- LEGENDA:**
- DISJUNTOR (NÚMERO DE POLOS INDICADO).
 - ATERRAMENTO
 - CONTACTOR TRIPOLAR
 - LUMINÁRIA PARA PISO, COM LÂMPADA LED 7,2W, REFERÊNCIA MODELO NOCTIS MAXI HIGH POWER, MARCAR SCHREDER OU EQUIVALENTE
 - POSTE CIRCULAR METÁLICO COM 3 REFLETORES DE 400W, h=10,0m
 - POSTE TIPO DE ENGASTAR, COM UMA LUMINÁRIA PARA LÂMPADA LED 230W (H=8,0M), REFERÊNCIA MODELO AKILA, MARCA SCHREDER OU EQUIVALENTE.
 - LUMINÁRIA PARA LÂMPADA LED 51W, INSTALAÇÃO EM SUPORTE SOBRE POSTE METÁLICO TIPO DE ENGASTAR, H=4,5M (ÚTIL), REFERÊNCIA MODELO ISLA, MARCAR SCHREDER OU EQUIVALENTE. VER DETALHE 02 - PRANCHA 1/02
 - POSTE DE CONCRETO EXISTENTE DA COELBA
 - RELE FOTOELÉTRICO INSTALADO NO POSTE
 - CAIXA DE PASSAGEM EM ALVENARIA OU CONCRETO 40X40X50 CM, COM TAMPA DE CONCRETO E FUNDO BRITADO PARA DRENAGEM
 - CAIXA DE PASSAGEM EM ALVENARIA OU CONCRETO 60X60X60 CM, COM TAMPA DE CONCRETO E FUNDO BRITADO PARA DRENAGEM
 - CAIXA DE PASSAGEM EM ALVENARIA, COM TAMPA DE CONCRETO E FUNDO BRITADO PARA DRENAGEM, 80X80X80 CM, QUANDO NÃO INDICADO
 - CAIXA PARA MEDIÇÃO PADRÃO COELBA E QUADRO DE COMANDO E PROTEÇÃO, INSTALAÇÃO EM MURETA DE ALVENARIA CONFORME DETALHE 01 - PRANCHA 1/02
 - CONDUTORES DE COBRE ISOLAÇÃO EM PVC CLASSE 0,6/1KV, INSTALAÇÃO EMBUTIDA EM ELETRODUTO FLEXÍVEL EM PEAD, A UMA PROFUNDIDADE MÍNIMA DE 0,5M, BITOLA Ø50 QUANDO NÃO INDICADO
 - ELETRODUTO DE PVC RÍGIDO ROSCÁVEL, INSTALAÇÃO EMBUTIDA NO PISO A 70CM DE PROFUNDIDADE (MÍNIMO), PELO MÉTODO NÃO DESTRUTIVO
 - ELETRODUTO EM PEAD PARA TRAVESSIA DE PISTA, INSTALAÇÃO EMBUTIDA NO PISO A 70 CM DE PROFUNDIDADE (MÍNIMO), PELO MÉTODO NÃO DESTRUTIVO
 - CONDUTORES DE FASE E TERRA, BITOLA "B" MM², PERTENCENTES AO CIRCUITO "A" E INSTALADOS EM DUTO ØC
 - POTÊNCIA APARENTE INSTALADA
 - FATOR DE POTÊNCIA
 - FATOR DE UTILIZAÇÃO
 - FATOR DE SIMULTANEIDADE
 - FATOR DE DEMANDA
 - QUEDA DE TENSÃO DE CIRCUITO
 - CORRENTE NOMINAL DA CARGA
 - CORRENTE DE PROJETO
 - CORRENTE DE CURTO-CIRCUITO MÁXIMA
- NOTAS:**
- OS CONDUTORES NÃO MEDIDOS (ENTRE A REDE COELBA E O MEDIDOS) DEVERÃO SER IDENTIFICADOS CONFORME PADRÃO COELBA:
 - FASE A - VERMELHO
 - FASE B - BRANCO
 - FASE C - MARROM
 - NEUTRO - AZUL CLARO
 - TERRA - VERDE
 - NUMERAÇÃO DOS CONJUNTOS DE LUMINÁRIAS
 - PREVER FITA DE SINALIZAÇÃO A SER INSTALADA NO MÍNIMO 10CM ACIMA DE CABOS OU ELETRODUTOS ENTERRADOS, EM TODA A SUA EXTENSÃO
 - A CAPACIDADE DE RUPTURA DOS MINIDISJUNTORES MODULARES "1cu" DE ACORDO COM ABNT NBR IEC 60947-2
 - OS CONDUTORES INSTALADOS NO INTERIOR DOS QUADROS DEVERÃO SER AGRUPADOS POR CIRCUITOS E ARRUMADOS DE MODO A QUE SE EVITE UMA MONTAGEM MAL ACABADA. OS CIRCUITOS DEVERÃO SER IDENTIFICADOS PELA SUA NUMERAÇÃO COM ANILHAS, DE ACORDO COM O DIAGRAMA DE CADA QUADRO
 - A IDENTIFICAÇÃO DOS QUADROS E DOS DISJUNTORES SERÁ FEITA COM PLAQUETAS DE ACRÍLICO
 - ATRÁS DE CADA PORTA DOS QUADROS, A CONTRATADA DEVERÁ APRESENTAR UM DIAGRAMA UNIFILAR DOS MESMOS, DE ACORDO COM O PROJETO
 - A FIRMA FORNECEDORA DOS QUADROS DEVERÁ APRESENTAR OS ESQUEMAS TRIFILARES, DIMENSÕES, GRAU DE PROTEÇÃO E CARACTERÍSTICAS PARA ANÁLISE DA FISCALIZAÇÃO DA OBRA

30/09/2016	EMIÇÃO INICIAL	FFA
DATA	DESCRIÇÃO	REVISÃO

RESPONSÁVEL CONTRATANTE:

RESPONSÁVEL CONSTRUTOR:

RESPONSÁVEL PROJETISTA: ENGENHEIRO ELETRICISTA EDUARDO RIBEIRO DOS SANTOS | CREA 7534/DPR



**PLANO URBANÍSTICO E AMBIENTAL
E PROJETOS ESPECÍFICOS PARA O VETOR IPITANGA**

CONTRATANTE:
SECRETARIA DE INFRAESTRUTURA HÍDRICA E SANEAMENTO - SIHS

FASE: PROJETO EXECUTIVO DISCIPLINA: ILUMINAÇÃO TEMA/PROJ. ESPECÍFICO: 1-PÓR DO SOL

TÍTULO:
PRÇA 1 - DIAGR. E QUADRO DE CARGAS

Nº TEMA - Nº PRANCHA / TOTAL PRANCHAS
1-01 / 08


ENDEREÇO:
ESTRADA DO RAPOSO, CASSANGE - SALVADOR/BA

DATA EMISSÃO INICIAL: SET/2016 ESCALA: INDICADA

PROJETO Nº: 0365 PROJ.: DES.: DESENHO Nº

CONF.: VERIF.: APROV.:

30/09/2016_FLA_01_Pracas_1-01/08-04-2016

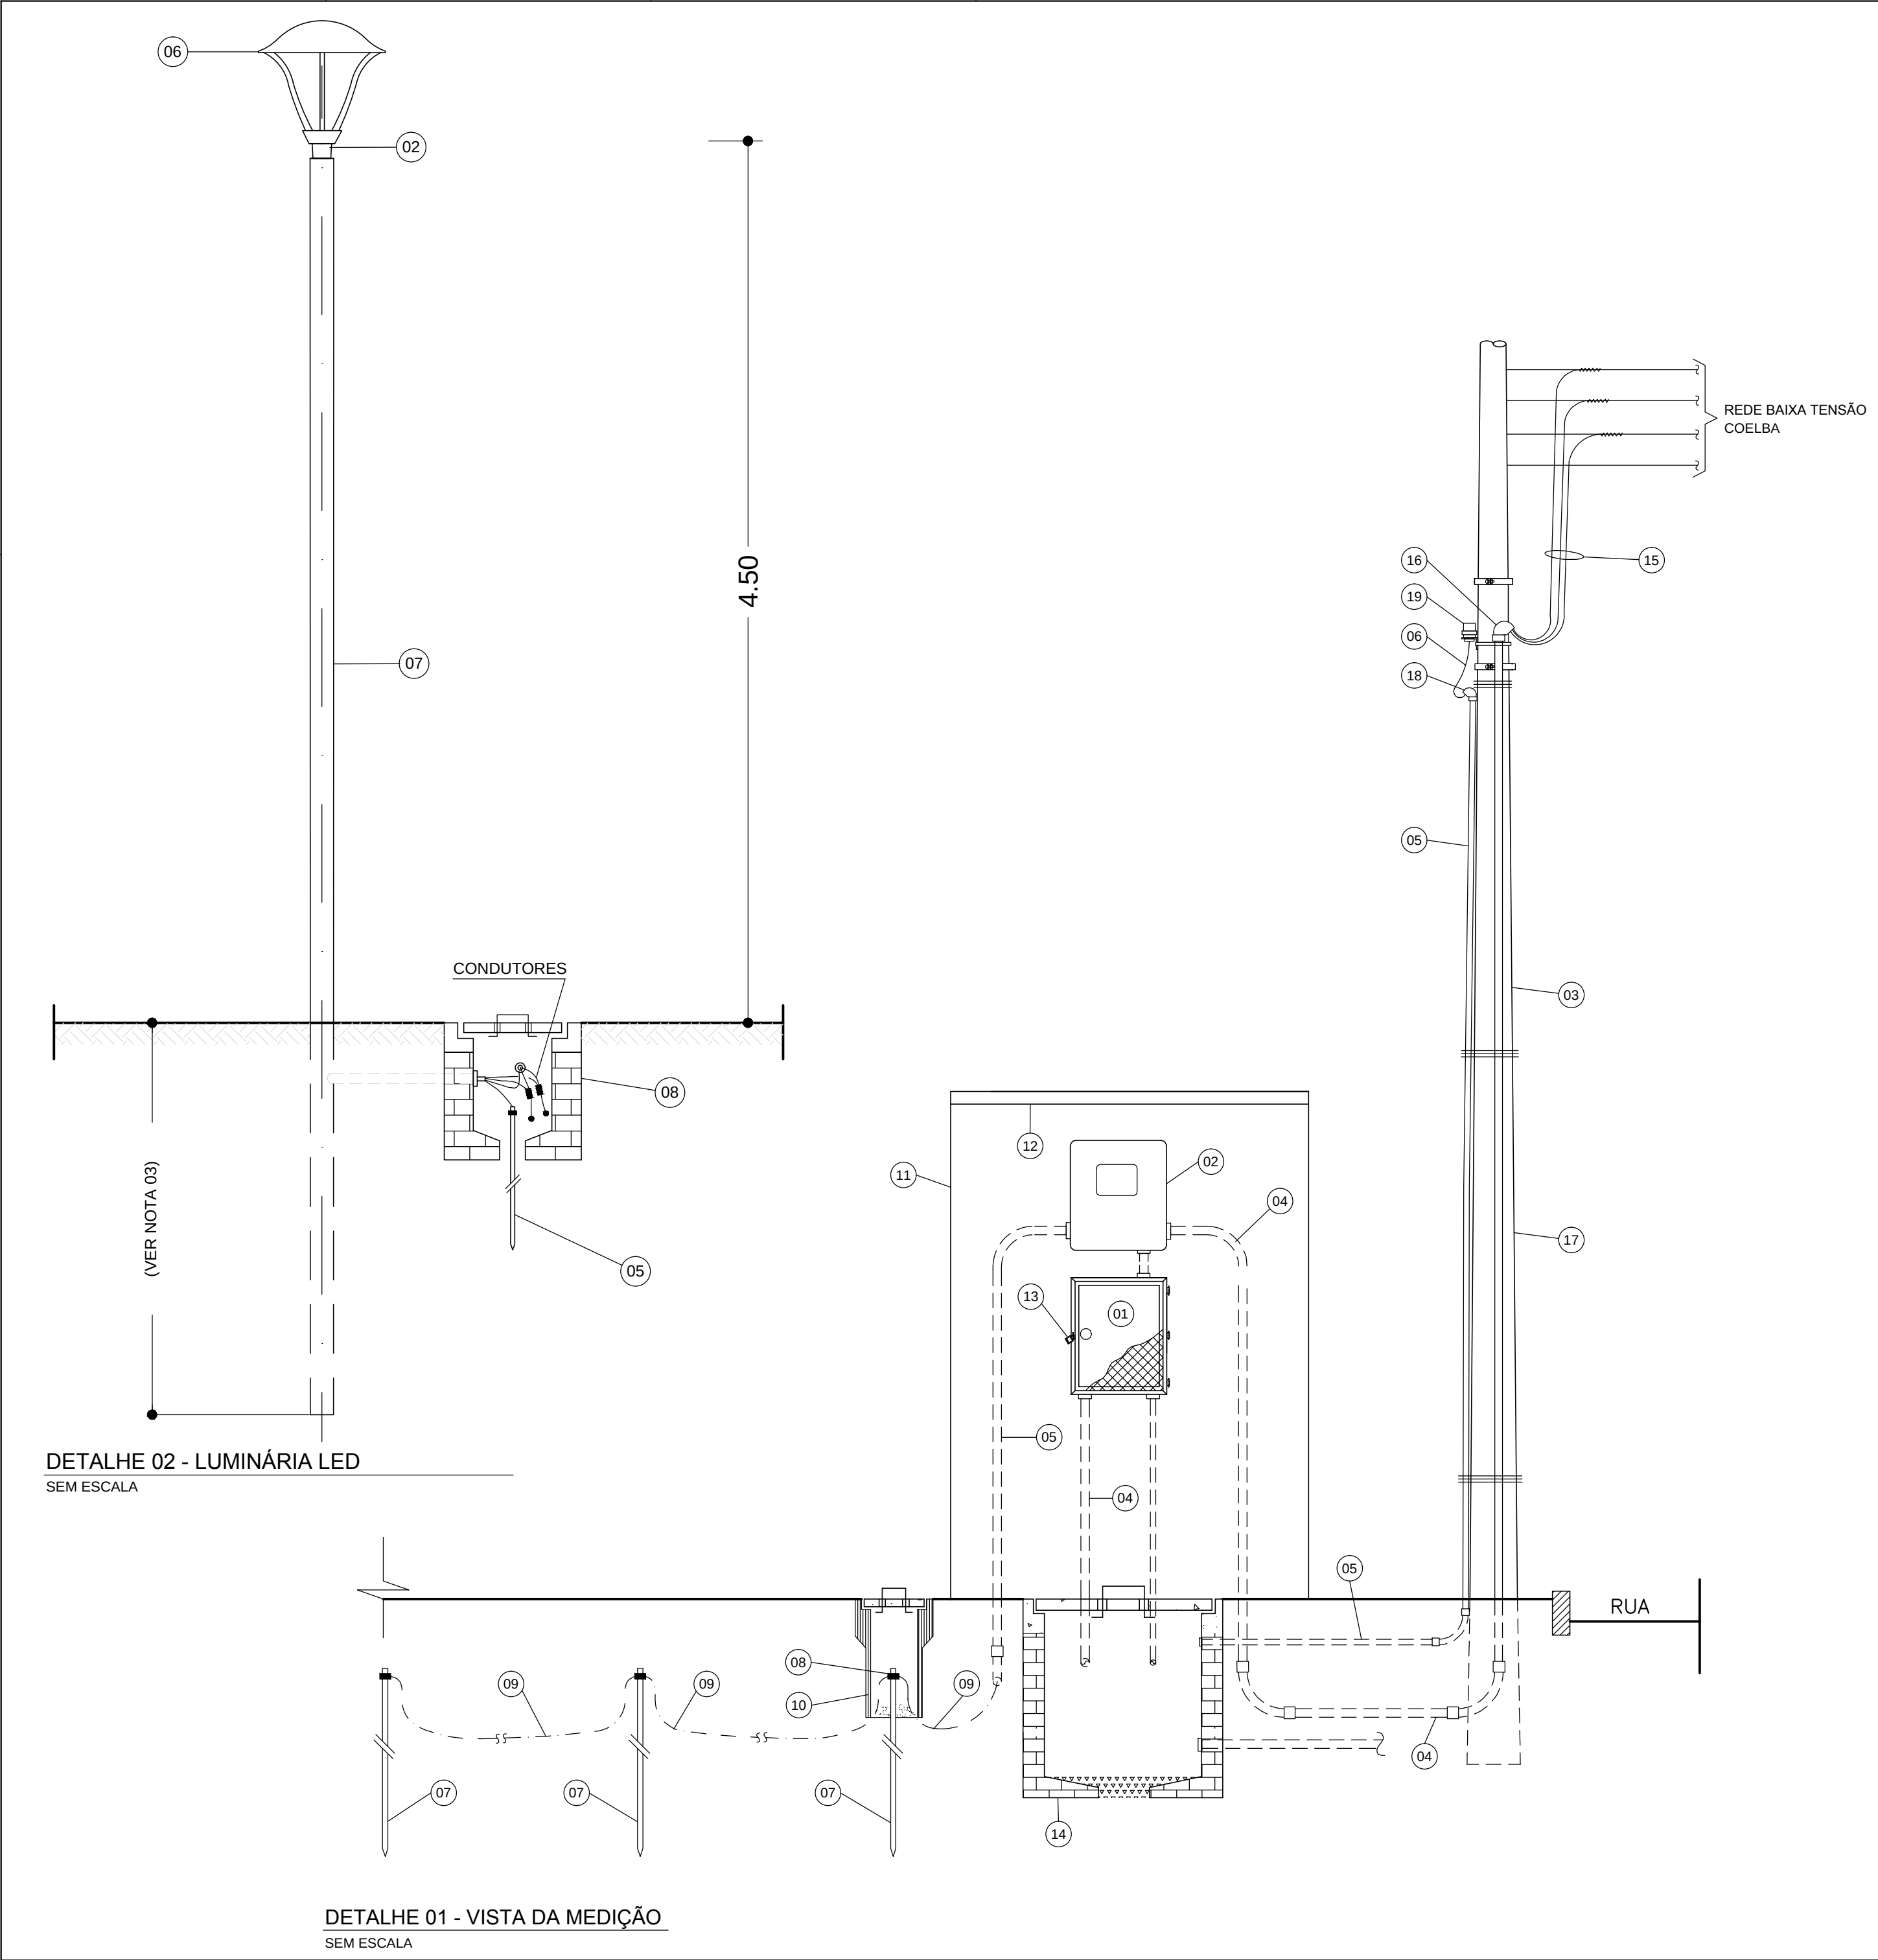

- LEGENDA DETALHES**
- 01 - SOLDA
 - 02 - SUPORTE PARA 1 PÉTALA, INSTALAÇÃO EM TOPO DE POSTE
 - 03 - CAP METÁLICO
 - 04 - PARAFUSO PRISIONEIRO
 - 05 - HASTE DE TERRA COBREADA TIPO COPPERWELD Ø 5/8 x 3,0m
 - 06 - LUMINÁRIA
 - 07 - POSTE DE AÇO GALVANIZADO
 - 08 - CAIXA EM ALVENARIA DE 40x40x50 COM TAMPA DE CONCRETO

- LEGENDA DA MEDIÇÃO**
- 01 - QUADRO DE PROTEÇÃO E DISTRIBUIÇÃO
 - 02 - CAIXA EM POLICARBONATO PARA MEDIDOR POLIFÁSICO, CONFORME PADRÃO COELBA
 - 03 - ELETRODUTO DE AÇO GALVANIZADO A FOGO, Ø 32
 - 04 - ELETRODUTO DE PVC RÍGIDO ROSCÁVEL, Ø 40
 - 05 - ELETRODUTO DE PVC RÍGIDO ROSCÁVEL, Ø 25
 - 06 - CONDUTOR DE COBRE ISOLADO EM PVC, 3 x 2,5 mm² CLASSE 0,6/1kV
 - 07 - HASTE DE TERRA COBREADA TIPO COPPERWELD Ø 5/8" x 3.0 m
 - 08 - CONECTOR DE ATERRAMENTO PARA HASTE Ø 5/8"
 - 09 - CABO DE COBRE NU Ø 6 mm²
 - 10 - CAIXA PARA INSPEÇÃO DE ATERRAMENTO EM MANILHA DE BARRO OU PVC Ø 6", COM TAMPA PARA ACESSO
 - 11 - MURETA DE ALVENARIA PARA PROTEÇÃO DO MEDIDOR E QUADRO DE DISTRIBUIÇÃO
 - 12 - COBERTURA EM CONCRETO PARA PROTEÇÃO DA MEDIÇÃO
 - 13 - DISPOSITIVO PARA FECHAMENTO POR CHAVE PADRÃO
 - 14 - CAIXA EM ALVENARIA COM TAMPA DE CONCRETO 60x60x60 cm
 - 15 - CABOS DE COBRE SINGELOS, ISOLAÇÃO EM PVC, CLASSE 0,6/1kV
 - 16 - ELBOW DE AÇO GALVANIZADO A FOGO Ø 32
 - 17 - POSTE CIRCULAR DE CONCRETO DA COELBA
 - 18 - ELBOW DE PVC Ø 25
 - 19 - RELÉ FOTOELÉTRICO COM BASE

- NOTAS:**
- TODAS AS PEÇAS METÁLICAS DEVERÃO SER GALVANIZADAS A FOGO, APÓS OS SERVIÇOS DE SOLDA, FURAÇÃO, REMOÇÃO DE REBARBAS, ETC.
 - O FABRICANTE DAS PEÇAS E DO POSTE SERÁ RESPONSÁVEL PELO DIMENSIONAMENTO MECÂNICO DOS MESMOS, CONSIDERANDO LUMINÁRIAS COM 30KG NAS DIMENSÕES INDICADAS
 - A SER DEFINIDO PELO FABRICANTE
 - O CONJUNTO POSTE/SUPORTE DAS LUMINÁRIAS E PROJETORES DEVERÁ SER PINTADO NA COR, CONFORME ESPECIFICAÇÕES TÉCNICAS.
 - REFERÊNCIAS DE LUMINÁRIAS CONFORME ESPECIFICAÇÃO TÉCNICA

30/09/2016	EMIÇÃO INICIAL	FFA
DATA	DESCRIÇÃO	REVISÃO

RESPONSÁVEL CONTRATANTE:

RESPONSÁVEL CONSTRUTOR:

RESPONSÁVEL PROJETISTA: ENGENHEIRO ELETRICISTA EDUARDO RIBEIRO DOS SANTOS | CREA 7524/D-PR.

SECRETARIA DE INFRAESTRUTURA HÍDRICA E SANEAMENTO

BAHIA GOVERNO DO ESTADO

Consórcio CHS HYDROS ffa

PLANO URBANÍSTICO E AMBIENTAL
E PROJETOS ESPECÍFICOS PARA O VETOR IPITANGA

CONTRATANTE:
SECRETARIA DE INFRAESTRUTURA HÍDRICA E SANEAMENTO - SIHS


FASE: PROJETO EXECUTIVO DISCIPLINA: ILUMINAÇÃO TEMA/PROJ. ESPECÍFICO: 1-PÔR DO SOL

TÍTULO: PRAÇA 1 - DIAGR. E QUADRO DE CARGAS Nº TEMA - Nº PRANCHA / TOTAL PRANCHAS: 1-02 / 08

ENDEREÇO: ESTRADA DO RAPOSO, CASSANGE - SALVADOR/BA DATA EMISSÃO INICIAL: SET/2016 ESCALA: INDICADA

PROJETO Nº: 0365 PROJ.: DES.: DESENHO Nº

CONF.: VERIF.: APROV.:

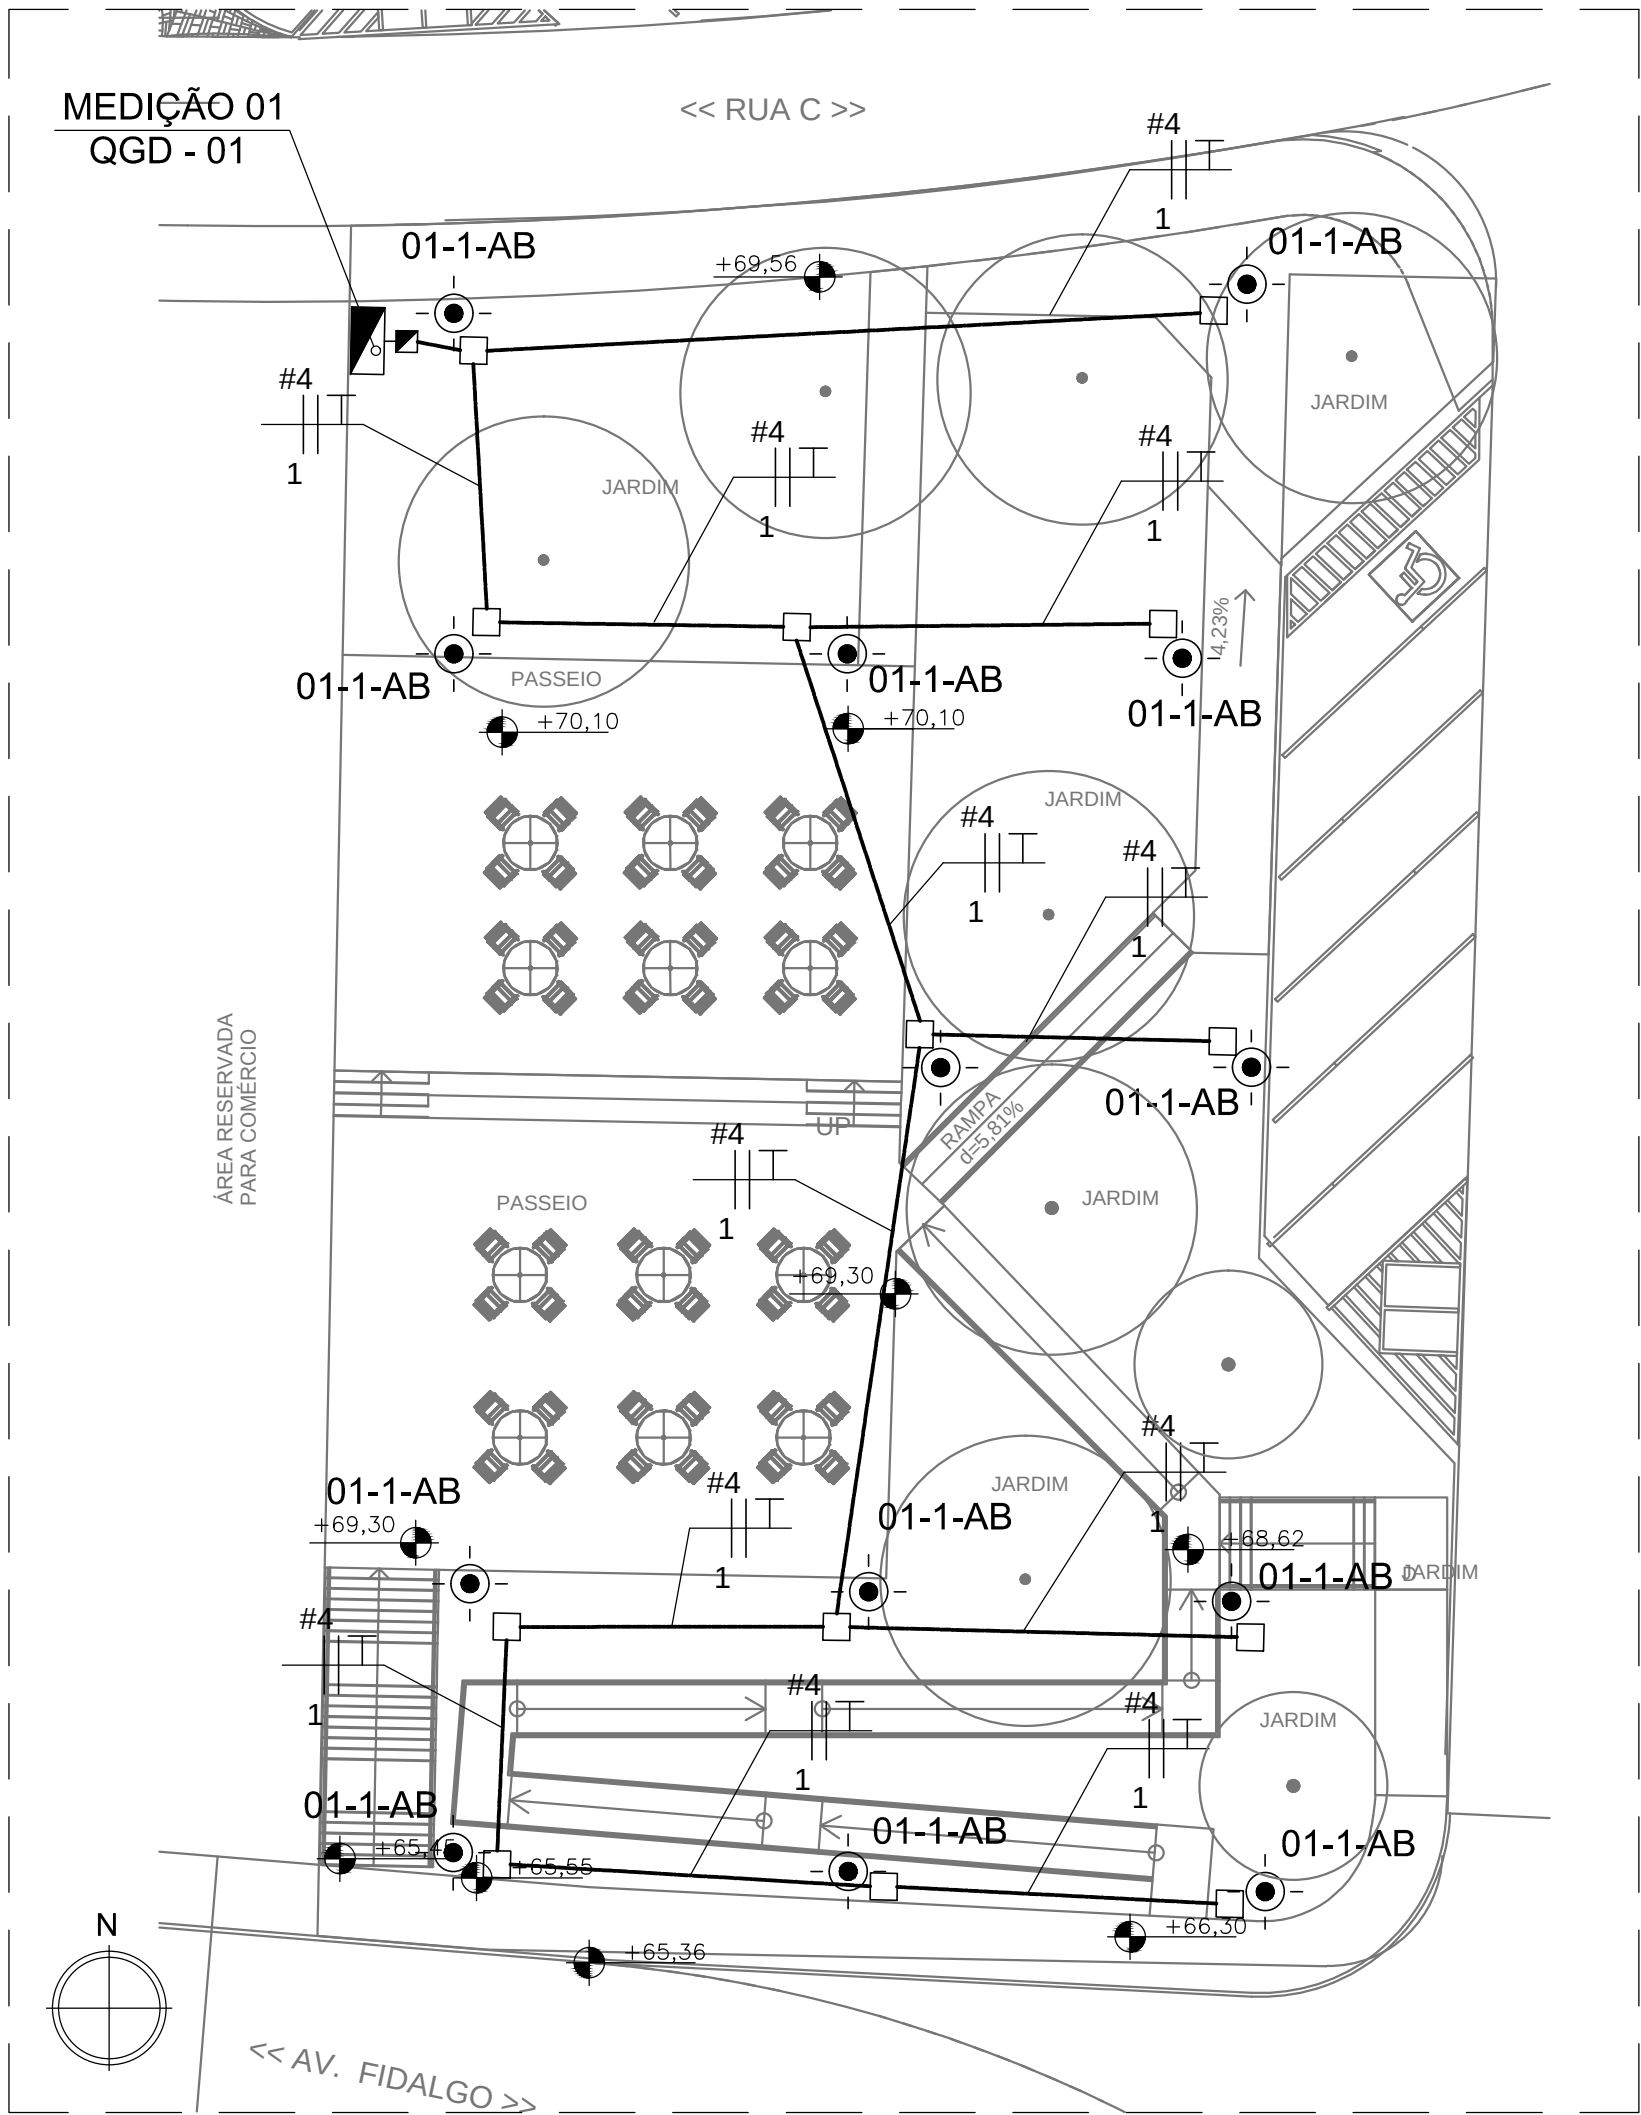

PLANTA BAIXA
ESCALA. 1 : 200

QUADRO DE CARGAS QDG-1													
C	LAMPADAS (W)	PERDA REAT. (W)				CARGA INSTALADA (W)	COSφ	CARGA INSTALADA (VA)	FATOR UTILIZAÇÃO	POTENCIA UTILIZADA (VA)	Ib (A)	ΔU (%)	TENSÃO (V)
01	13	53	150	230	400	1.000	15	25	35	35	65	689	1,00
02						2000	0,92	2174	1	2174	9,88	1,81	2x220
03													2x220
04													
05													
Σ POTENCIAS						2689		2863		2863			
FATOR DE SIMULTANEIDADE:						1							
DEMANDA PREVISTA:						2,69 KW / 2,87 KVA							
CORRENTE TOTAL (A):						7,51							
QUEDA DE TENSÃO TOTAL MÁXIMA CONSIDERANDO O RAMAL DE ENTRADA:						4,0%							

DIAGRAMA UNIFILAR QDG-1 (MEDIÇÃO 1)


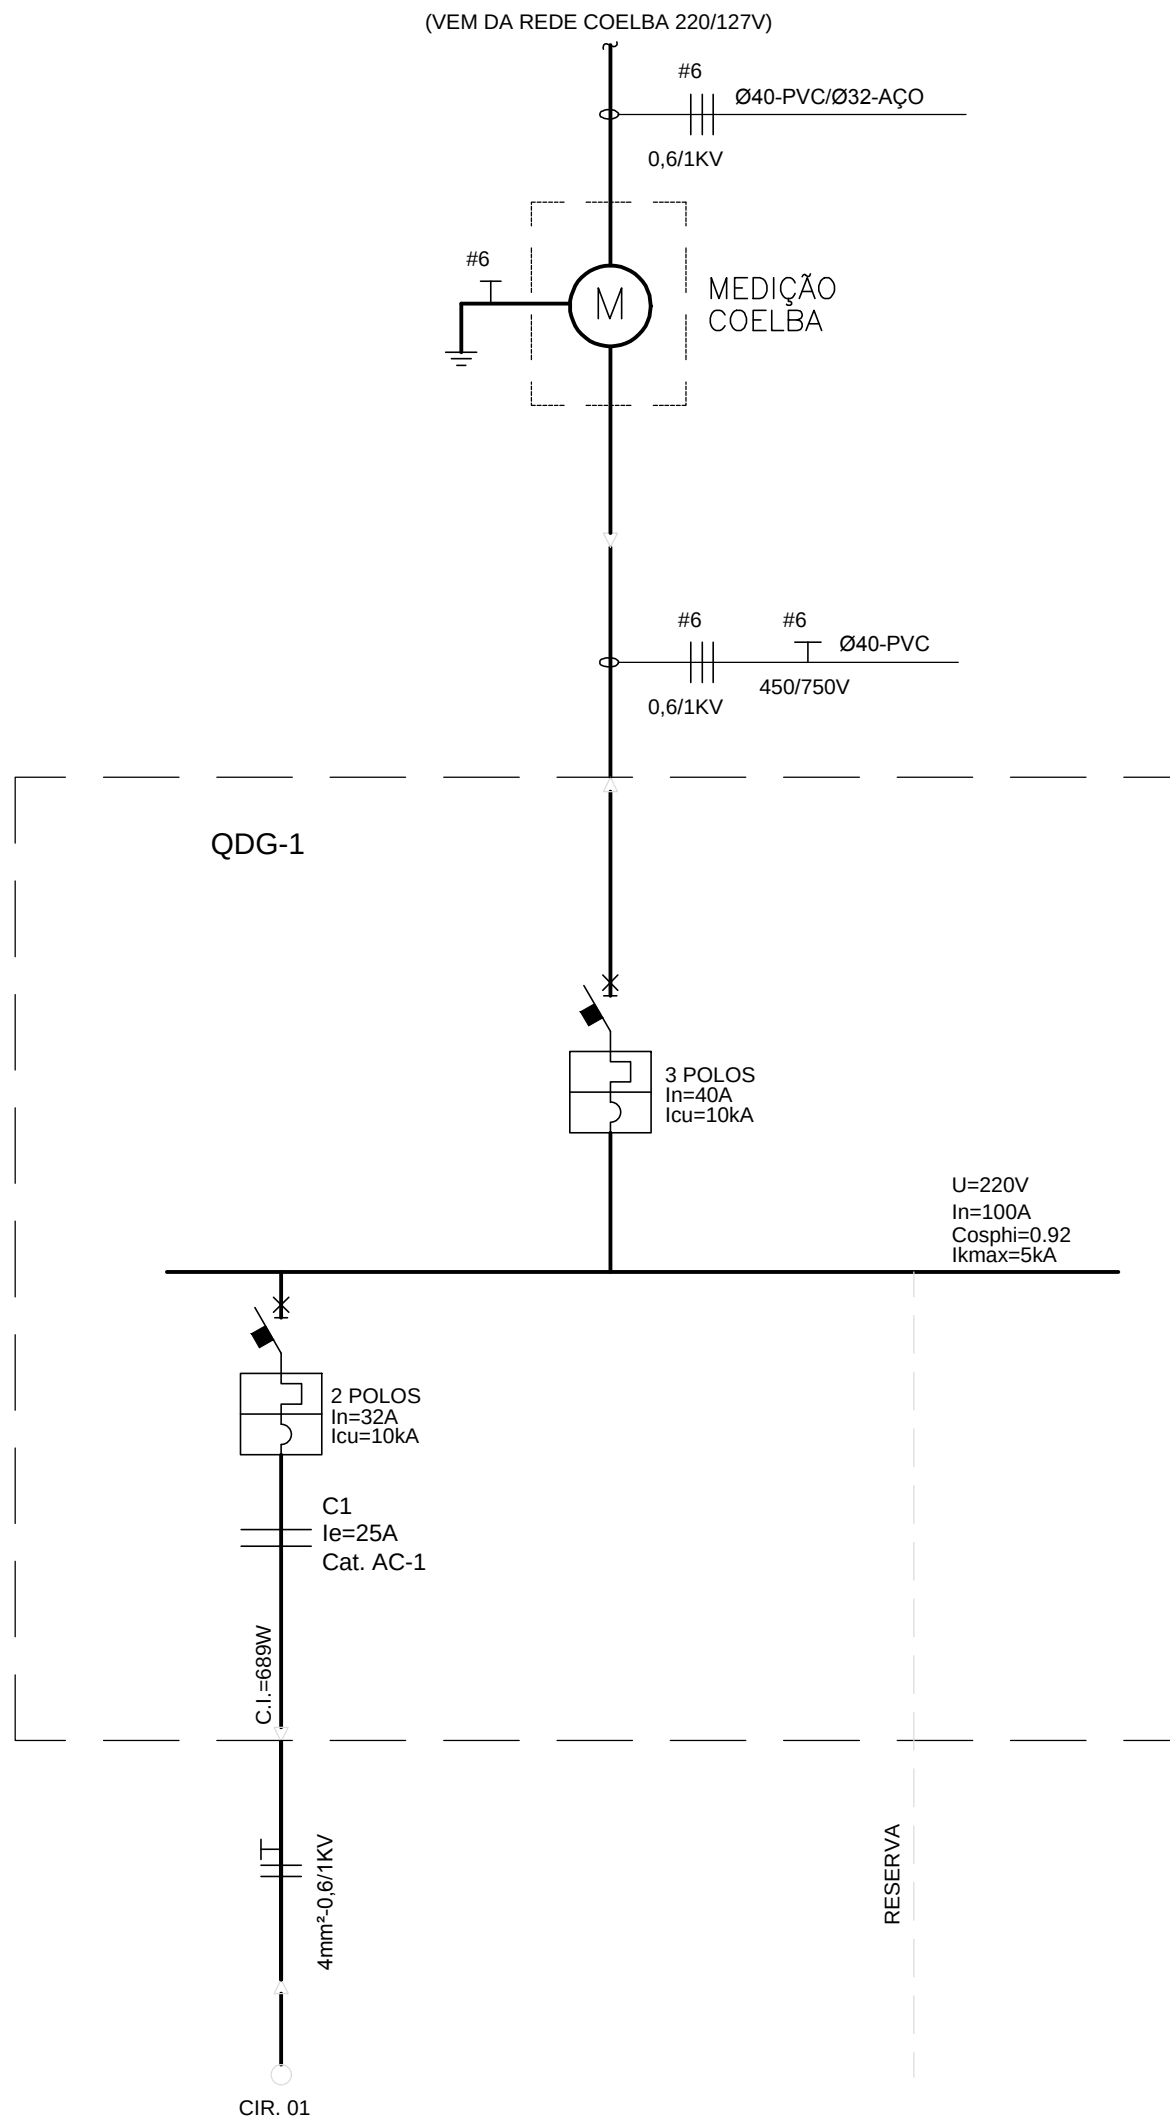



DIAGRAMA DE COMANDO QGD-1 (MEDIÇÃO 01)

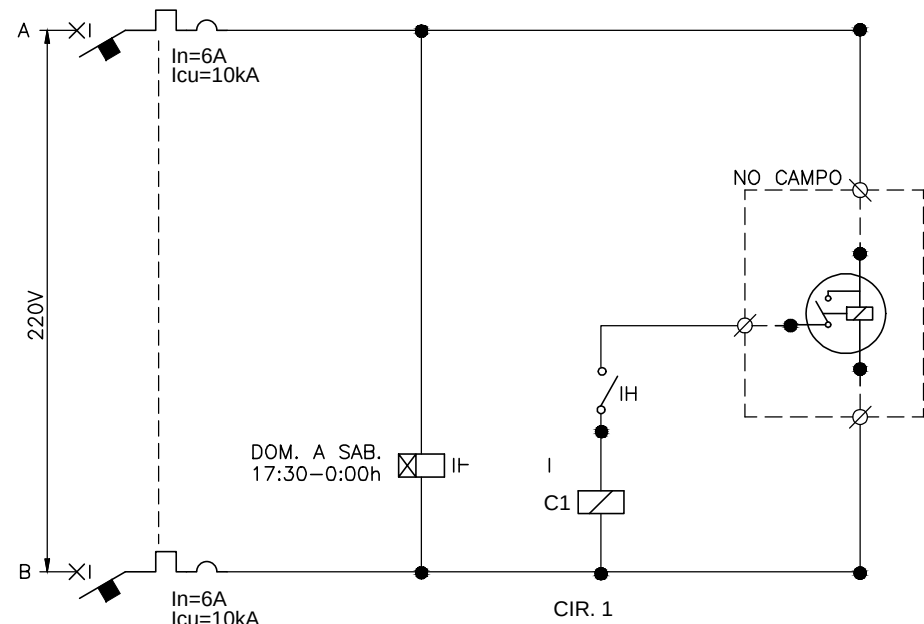

NOTAS:

- OS CONDUTORES NÃO MEDIDOS (ENTRE A REDE COELBA E O MEDIDOS) DEVERÃO SER IDENTIFICADOS CONFORME PADRÃO COELBA:
 - FASE A - VERMELHO
 - FASE B - BRANCO
 - FASE C - MARROM
 - NEUTRO - AZUL CLARO
 - TERRA - VERDE

 2. NUMERAÇÃO DOS CONJUNTOS DE LUMINÁRIAS



Nº DO CIRCUITO

- PREVER FITA DE SINALIZAÇÃO A SER INSTALADA NO MÍNIMO 10CM ACIMA DE CABOS OU ELETRODUTOS ENTERRADOS, EM TODA A SUA EXTENSÃO

- A CAPACIDADE DE RUPTURA DOS MINIDISJUNTORES MODULARES "Icu" DE ACORDO COM ABNT NBR IEC 60947-2

- OS CONDUTORES INSTALADOS NO INTERIOR DOS QUADROS DEVEM SER AGRUPADOS POR CIRCUITOS E ARRUMADOS DE MODO A QUE SE EVITE UMA MONTAGEM MAL ACABADA. OS CIRCUITOS DEVEM SER IDENTIFICADOS PELA SUA NUMERAÇÃO COM ANILHAS, DE ACORDO COM O DIAGRAMA DE CADA QUADRO

- A IDENTIFICAÇÃO DOS QUADROS E DOS DISJUNTORES SERÁ FEITA COM PLAQUETAS DE ACRÍLICO

- ATRÁS DE CADA PORTA DOS QUADROS, A CONTRATADA DEVERÁ APRESENTAR UM DIAGRAMA UNIFILAR DOS MESMOS, DE ACORDO COM O PROJETO

- A FIRMA FORNECEDORA DOS QUADROS DEVERÁ APRESENTAR OS ESQUEMAS TRIFILARES, DIMENSÕES, GRAU DE PROTEÇÃO E CARACTERÍSTICAS PARA ANÁLISE DA FISCALIZAÇÃO DA OBRA

LEGENDA:

- DISJUNTOR (NÚMERO DE POLOS INDICADO).
- ATERRAMENTO
- CONTACTOR TRIPOLAR
- LUMINÁRIA PARA PISO, COM LÂMPADA LED 7,2W, REFERÊNCIA MODELO NOCTIS MAXI HIGH POWER, MARCAR SCHRÉDER OU EQUIVALENTE
- POSTE CIRCULAR METÁLICO COM 3 REFLETORES DE 400W, h=10,0m
- POSTE TIPO DE ENGASTAR, COM UMA LUMINÁRIA PARA LÂMPADA LED 230W (H=8,0M), REFERÊNCIA MODELO AKILA, MARCA SCHRÉDER OU EQUIVALENTE.
- LUMINÁRIA PARA LÂMPADA LED 51W, INSTALAÇÃO EM SUPORTE SOBRE POSTE METÁLICO TIPO DE ENGASTAR, H=4,5M (ÚTIL), REFERÊNCIA MODELO ISLA, MARCAR SCHRÉDER OU EQUIVALENTE. VER DETALHE 02 - PRANCHA 4/02
- POSTE DE CONCRETO EXISTENTE DA COELBA
- RELÉ FOTOELÉTRICO INSTALADO NO POSTE
- CAIXA DE PASSAGEM EM ALVENARIA OU CONCRETO 40X40X50 CM, COM TAMPA DE CONCRETO E FUNDO BRITADO PARA DRENAGEM
- CAIXA DE PASSAGEM EM ALVENARIA OU CONCRETO 60X60X60 CM, COM TAMPA DE CONCRETO E FUNDO BRITADO PARA DRENAGEM
- CAIXA DE PASSAGEM EM ALVENARIA, COM TAMPA DE CONCRETO E FUNDO BRITADO PARA DRENAGEM, 80X80X80 CM, QUANDO NÃO INDICADO
- CAIXA PARA MEDIÇÃO PADRÃO COELBA E QUADRO DE COMANDO E PROTEÇÃO, INSTALAÇÃO EM MURETA DE ALVENARIA CONFORME DETALHE 01 - PRANCHA 4/02
- CONDUTORES DE COBRE ISOLAÇÃO EM PVC CLASSE 0,6/1KV, INSTALAÇÃO EMBUTIDA EM ELETRODUTO FLEXÍVEL EM PEAD, A UMA PROFUNDIDADE MÍNIMA DE 0,5M, BITOLA Ø50 QUANDO NÃO INDICADO
- ELETRODUTO DE PVC RÍGIDO ROSCÁVEL, INSTALAÇÃO EMBUTIDA NO PISO A 70CM DE PROFUNDIDADE (MÍNIMO), PELO MÉTODO NÃO DESTRUTIVO
- ELETRODUTO EM PEAD PARA TRAVESSIA DE PISTA, INSTALAÇÃO EMBUTIDA NO PISO A 70 CM DE PROFUNDIDADE (MÍNIMO), PELO MÉTODO NÃO DESTRUTIVO
- CONDUTORES DE FASE E TERRA, BITOLA "B" MM², PERTENCENTES AO CIRCUITO "A" E INSTALADOS EM DUTO ØC
- POTÊNCIA APARENTE INSTALADA
- FATOR DE POTÊNCIA
- FATOR DE UTILIZAÇÃO
- FATOR DE SIMULTANEIDADE
- FATOR DE DEMANDA
- QUEDA DE TENSÃO DE CIRCUITO
- CORRENTE NOMINAL DA CARGA
- CORRENTE DE PROJETO
- CORRENTE DE CURTO-CIRCUITO MÁXIMA

30/09/2016	EMISSIONAL INICIAL	FFA
DATA	DESCRIÇÃO	REVISÃO

RESPONSÁVEL CONTRATANTE:

RESPONSÁVEL CONSTRUTOR:

RESPONSÁVEL PROJETISTA: ENGENHEIRO ELETRICISTA EDUARDO RIBEIRO DOS SANTOS | CREA 75240-DPR.

SECRETARIA DE INFRAESTRUTURA HÍDRICA E SANEAMENTO | **BAHIA GOVERNO DO ESTADO** | **Consórcio CH2 HYDROS ffa**

PLANO URBANÍSTICO E AMBIENTAL E PROJETOS ESPECÍFICOS PARA O VETOR IPITANGA

CONTRATANTE: SECRETARIA DE INFRAESTRUTURA HÍDRICA E SANEAMENTO - SIHS


FASE: PROJETO EXECUTIVO | DISCIPLINA: ILUMINAÇÃO | TEMA/PROJ. ESPECÍFICO: 1-PÔR DO SOL

TÍTULO: PRAÇA 2 - DIAGR. E QUADRO DE CARGAS | Nº TEMA - Nº PRANCHA / TOTAL PRANCHAS: 1-03 / 08

ENDEREÇO: ESTRADA DO RAPOSO, CASSANGE - SALVADOR/BA | DATA EMISSÃO INICIAL: SET/2016 | ESCALA: INDICADA

PROJETO Nº: 0365 | PROJ.: | DES.: | DESENHO Nº

CONF.: | VERIF.: | APROV.:

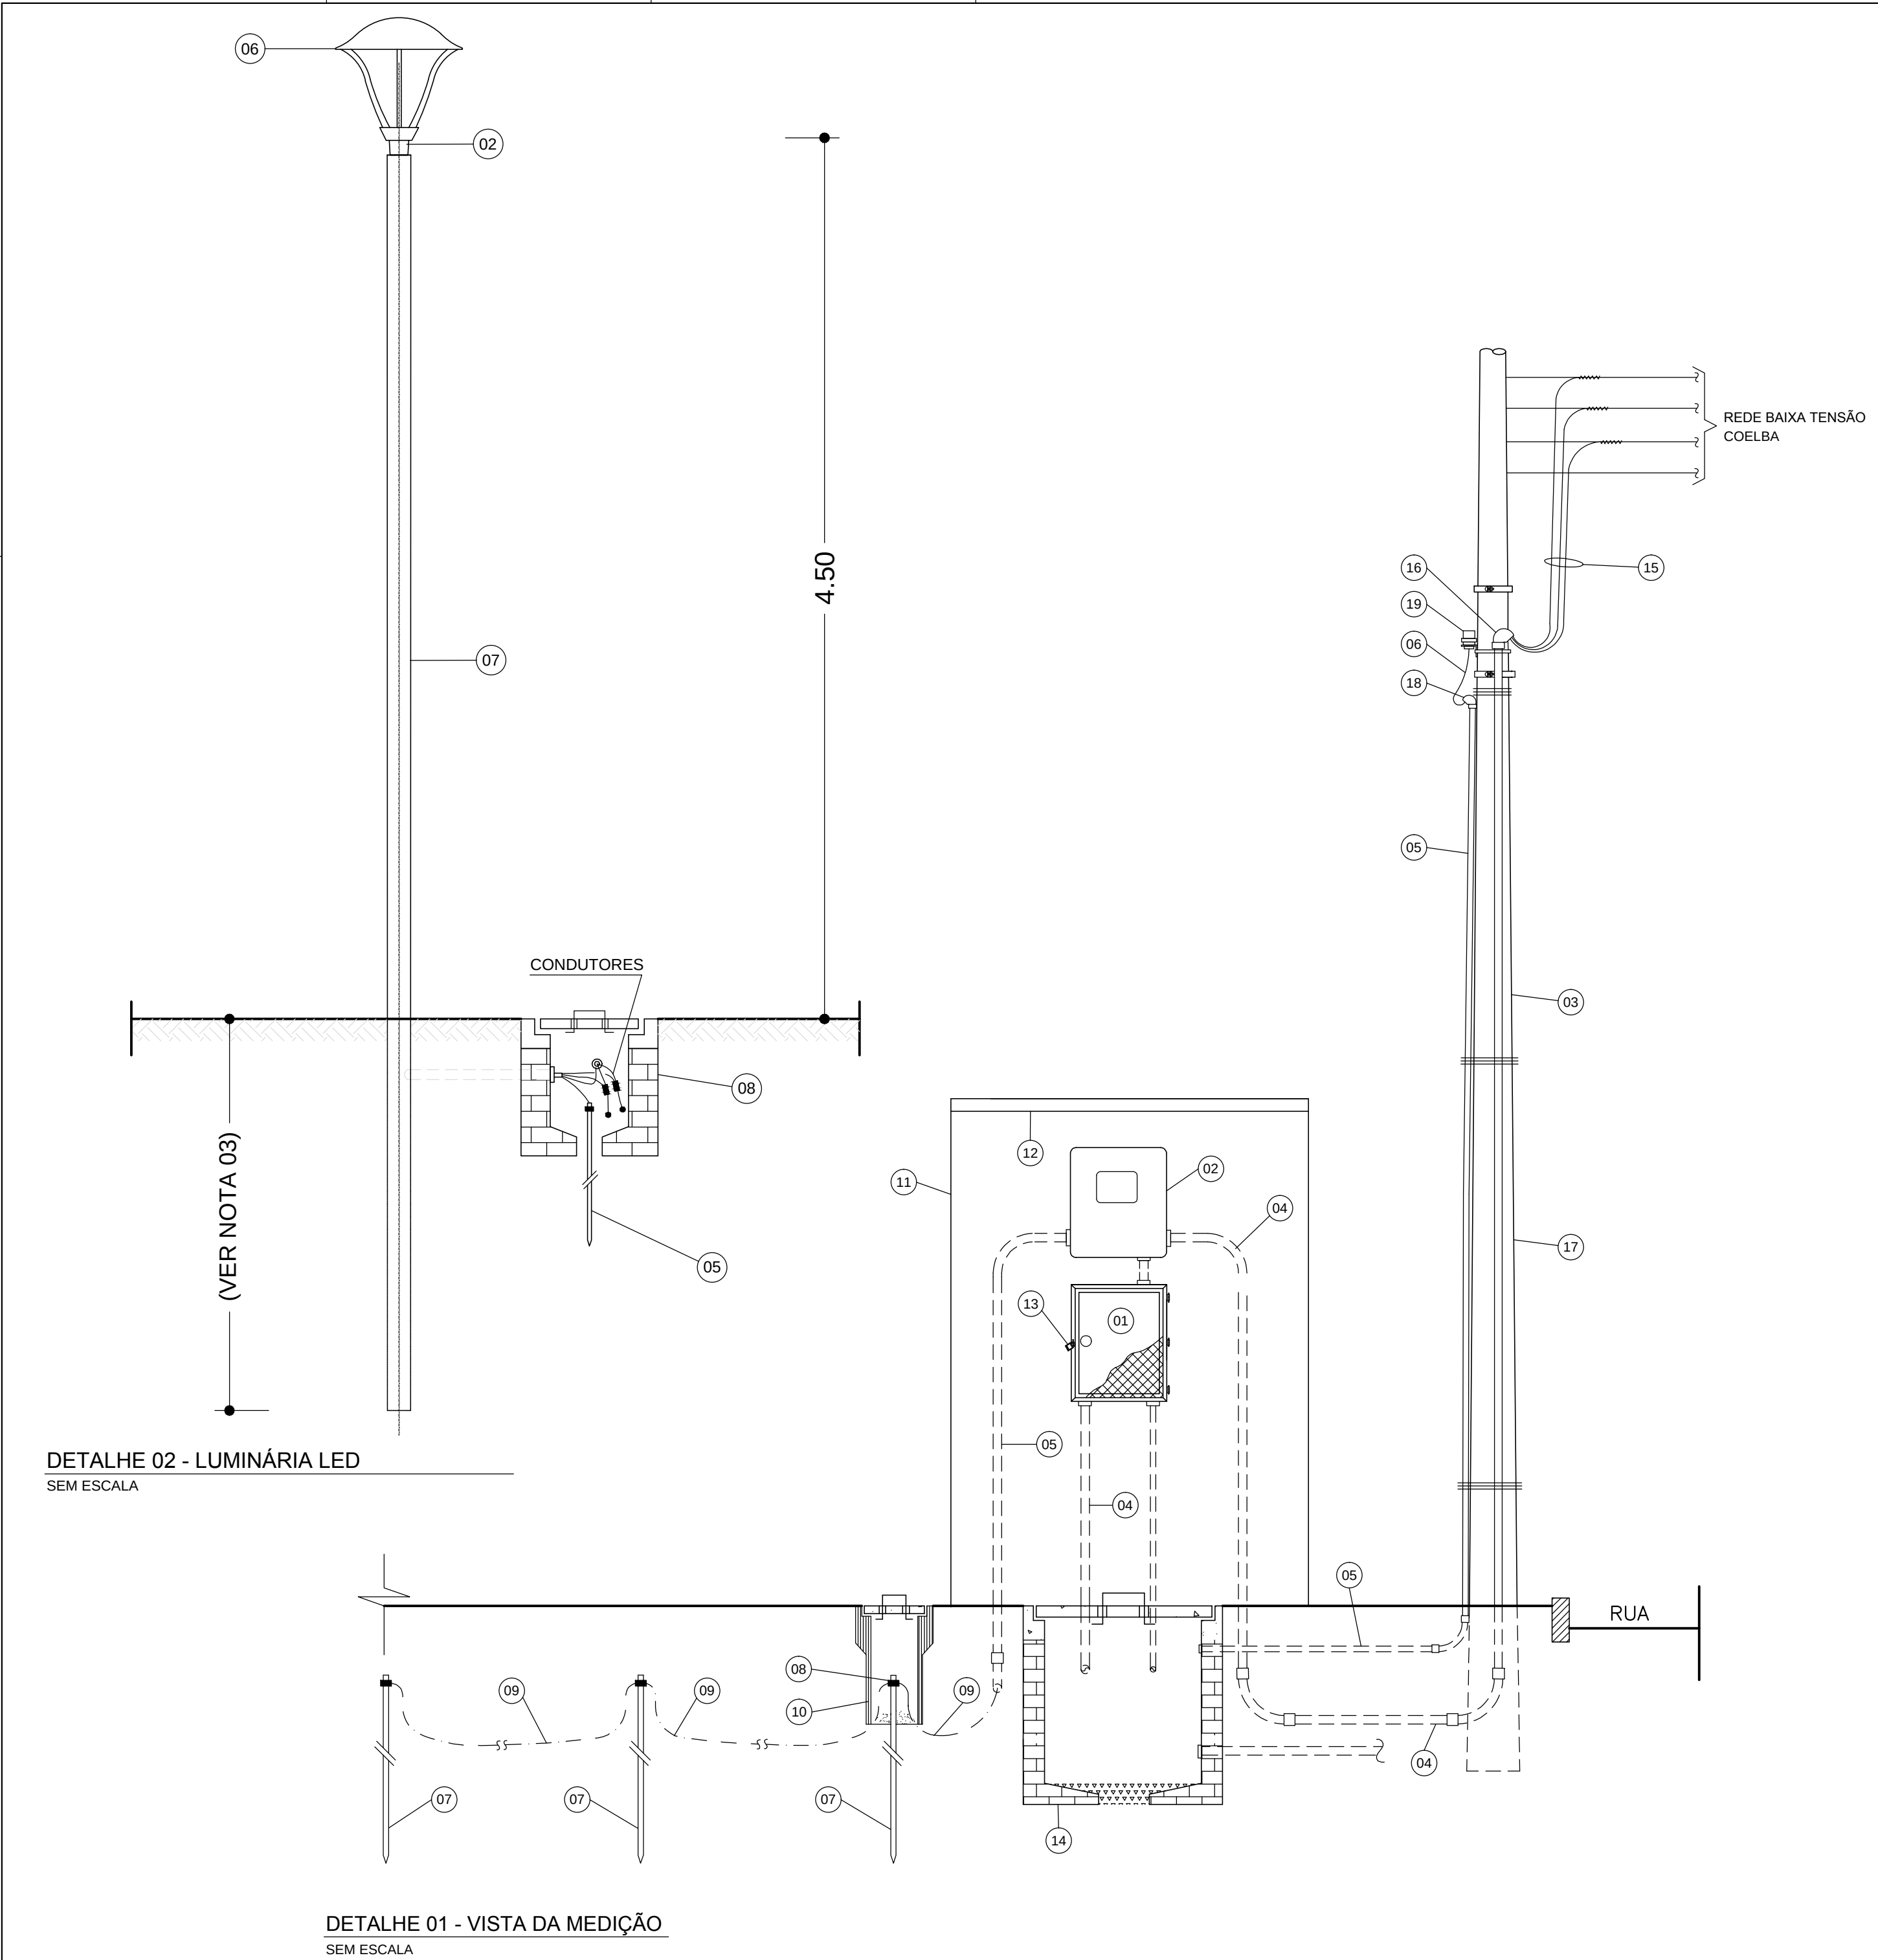

- LEGENDA DETALHES**
- 01 - SOLDA
 - 02 - SUPORTE PARA 1 PÉTALA, INSTALAÇÃO EM TOPO DE POSTE
 - 03 - CAP METÁLICO
 - 04 - PARAFUSO PRISIONEIRO
 - 05 - HASTE DE TERRA COBREADA TIPO COPPERWELD Ø 5/8 x 3,0m
 - 06 - LUMINÁRIA
 - 07 - POSTE DE AÇO GALVANIZADO
 - 08 - CAIXA EM ALVENARIA DE 40x40x50 COM TAMPA DE CONCRETO

- LEGENDA DA MEDIÇÃO**
- 01 - QUADRO DE PROTEÇÃO E DISTRIBUIÇÃO
 - 02 - CAIXA EM POLICARBONATO PARA MEDIDOR POLIFÁSICO, CONFORME PADRÃO COELBA
 - 03 - ELETRODUTO DE AÇO GALVANIZADO A FOGO, Ø 32
 - 04 - ELETRODUTO DE PVC RÍGIDO ROSCÁVEL, Ø 40
 - 05 - ELETRODUTO DE PVC RÍGIDO ROSCÁVEL, Ø 25
 - 06 - CONDUTOR DE COBRE ISOLADO EM PVC, 3 x 2,5 mm² CLASSE 0,6/1kV
 - 07 - HASTE DE TERRA COBREADA TIPO COPPERWELD Ø 5/8" x 3.0 m
 - 08 - CONECTOR DE ATERRAMENTO PARA HASTE Ø 5/8"
 - 09 - CABO DE COBRE NU Ø 6 mm²
 - 10 - CAIXA PARA INSPEÇÃO DE ATERRAMENTO EM MANILHA DE BARRO OU PVC Ø 6", COM TAMPA PARA ACESSO
 - 11 - MURETA DE ALVENARIA PARA PROTEÇÃO DO MEDIDOR E QUADRO DE DISTRIBUIÇÃO
 - 12 - COBERTURA EM CONCRETO PARA PROTEÇÃO DA MEDIÇÃO
 - 13 - DISPOSITIVO PARA FECHAMENTO POR CHAVE PADRÃO
 - 14 - CAIXA EM ALVENARIA COM TAMPA DE CONCRETO 60x60x60 cm
 - 15 - CABOS DE COBRE SINGELOS, ISOLAÇÃO EM PVC, CLASSE 0,6/1kV
 - 16 - ELBOW DE AÇO GALVANIZADO A FOGO Ø 32
 - 17 - POSTE CIRCULAR DE CONCRETO DA COELBA
 - 18 - ELBOW DE PVC Ø 25
 - 19 - RELÉ FOTOELÉTRICO COM BASE

- NOTAS:**
- TODAS AS PEÇAS METÁLICAS DEVERÃO SER GALVANIZADAS A FOGO, APÓS OS SERVIÇOS DE SOLDAS, FURAÇÃO, REMOÇÃO DE REBARBAS, ETC.
 - O FABRICANTE DAS PEÇAS E DO POSTE SERÁ RESPONSÁVEL PELO DIMENSIONAMENTO MECÂNICO DOS MESMOS, CONSIDERANDO LUMINÁRIAS COM 30KG NAS DIMENSÕES INDICADAS
 - A SER DEFINIDO PELO FABRICANTE
 - O CONJUNTO POSTE/SUPORTE DAS LUMINÁRIAS E PROJETORES DEVERÁ SER PINTADO NA COR, CONFORME ESPECIFICAÇÕES TÉCNICAS.
 - REFERÊNCIAS DE LUMINÁRIAS CONFORME ESPECIFICAÇÃO TÉCNICA

30/09/2016	EMIÇÃO INICIAL	FFA
DATA	DESCRIÇÃO	REVISÃO

RESPONSÁVEL CONTRATANTE:

RESPONSÁVEL CONSTRUTOR:

RESPONSÁVEL PROJETISTA: ENGENHEIRO ELETRICISTA EDUARDO RIBEIRO DOS SANTOS | CREA 7524/D-PR.

SECRETARIA DE INFRAESTRUTURA HÍDRICA E SANEAMENTO

BAHIA GOVERNO DO ESTADO

Consórcio CHS HYDROS

ffa

PLANO URBANÍSTICO E AMBIENTAL
E PROJETOS ESPECÍFICOS PARA O VETOR IPITANGA


CONTRATANTE:
SECRETARIA DE INFRAESTRUTURA HÍDRICA E SANEAMENTO - SIHS

FASE: PROJETO EXECUTIVO DISCIPLINA: ILUMINAÇÃO TEMA/PROJ. ESPECÍFICO: 1-PÔR DO SOL

TÍTULO: PRAÇA 2 - DIAGR. E QUADRO DE CARGAS Nº TEMA - Nº PRANCHA / TOTAL PRANCHAS: 1-04 / 08

ENDEREÇO: ESTRADA DO RAPOSO, CASSANGE - SALVADOR/BA DATA EMISSÃO INICIAL: SET/2016 ESCALA: INDICADA

PROJETO Nº: 0365 PROJ.: DES.: CONF.: VERIF.: APROV.: DESENHO Nº

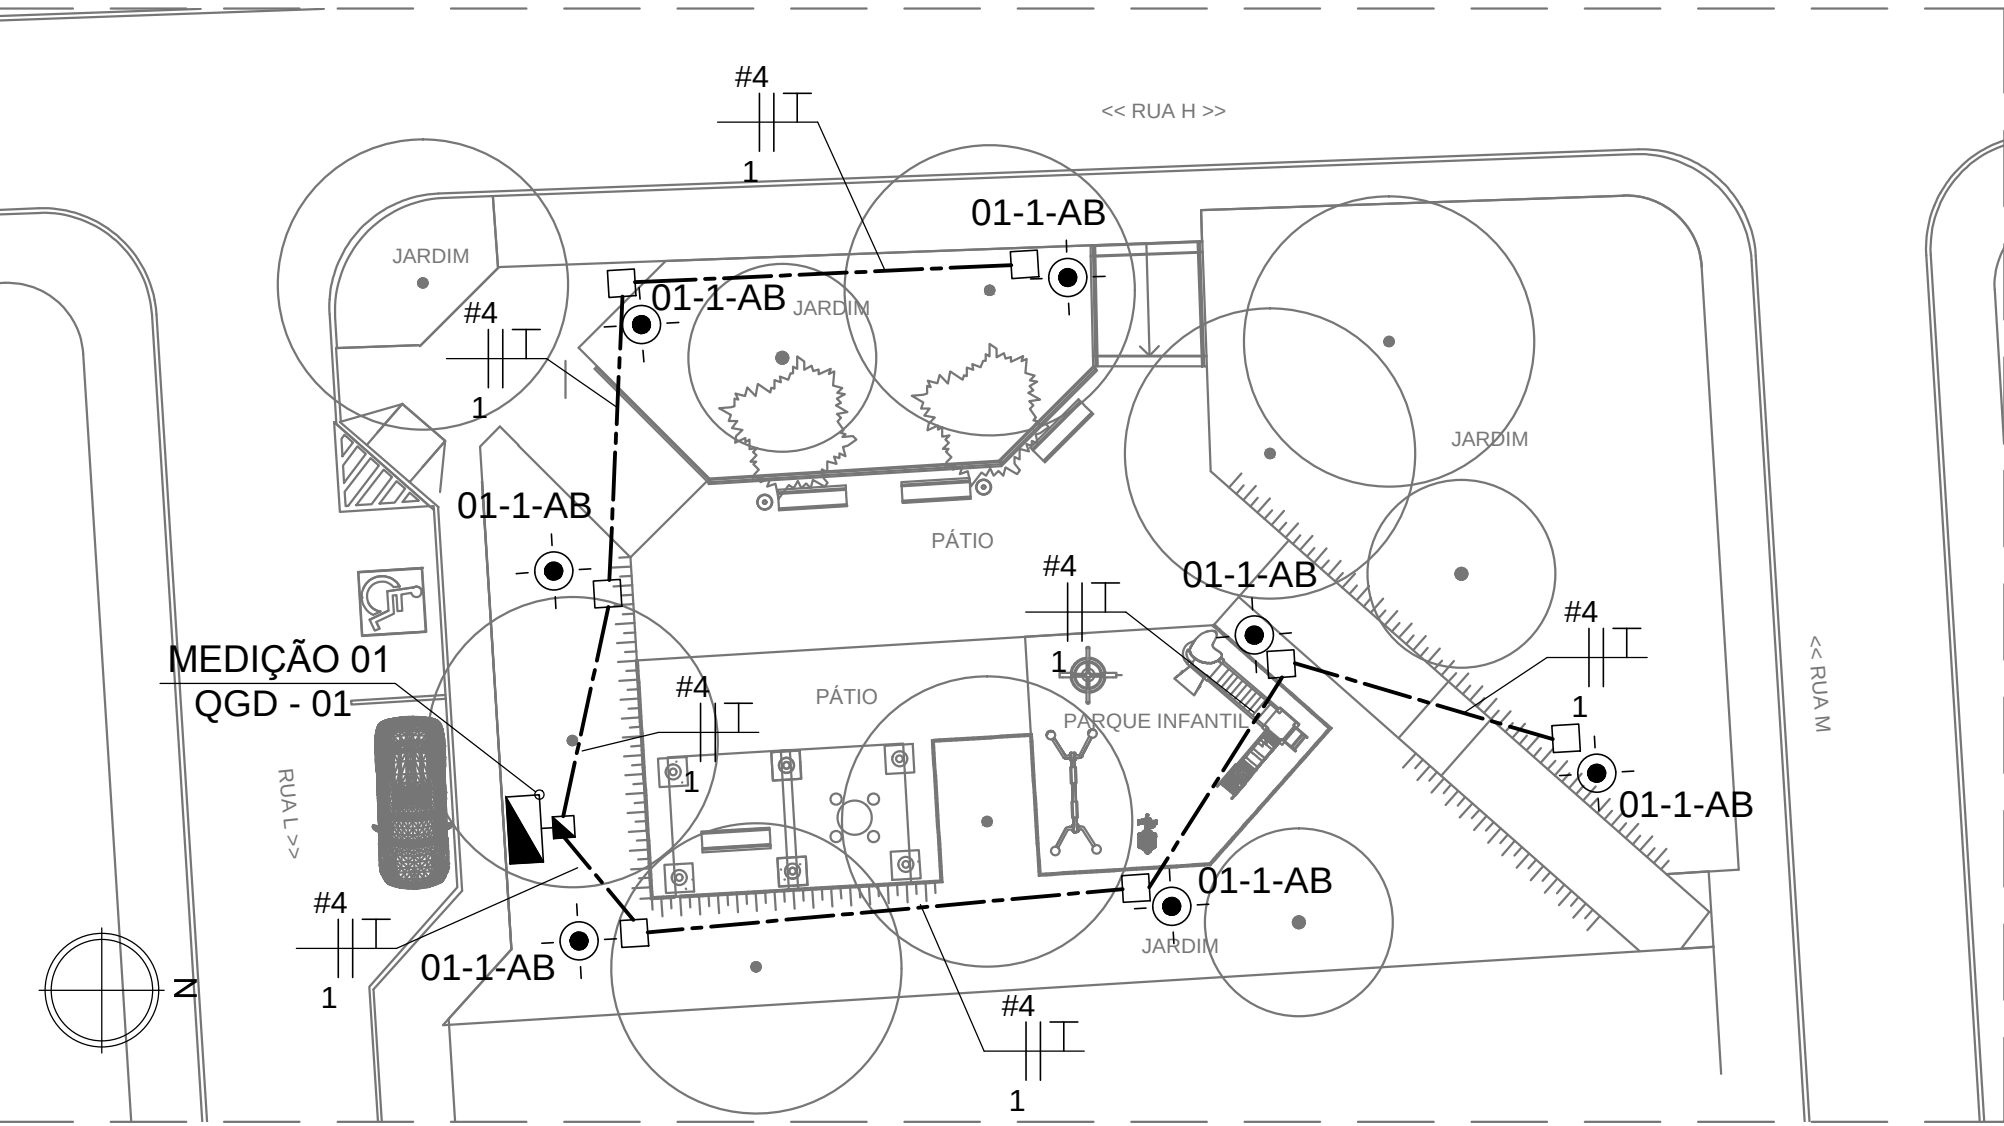

PLANTA BAIXA
ESCALA. 1 : 200

DIAGRAMA DE COMANDO QDG-1 (MEDIÇÃO 01)


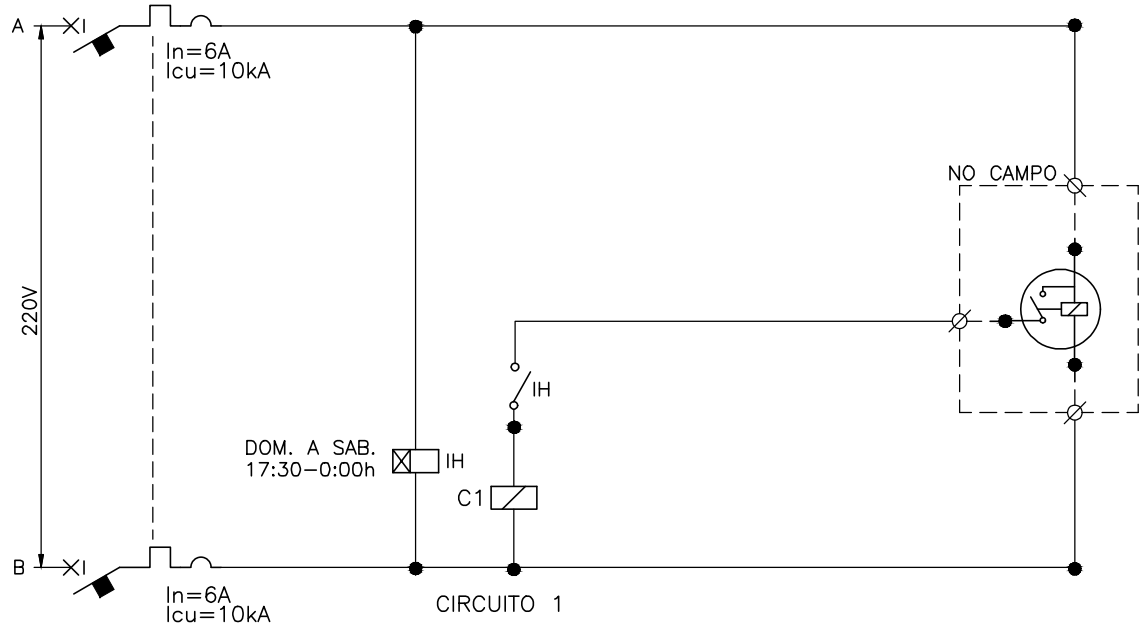



DIAGRAMA UNIFILAR QDG-1 (MEDIÇÃO 1)

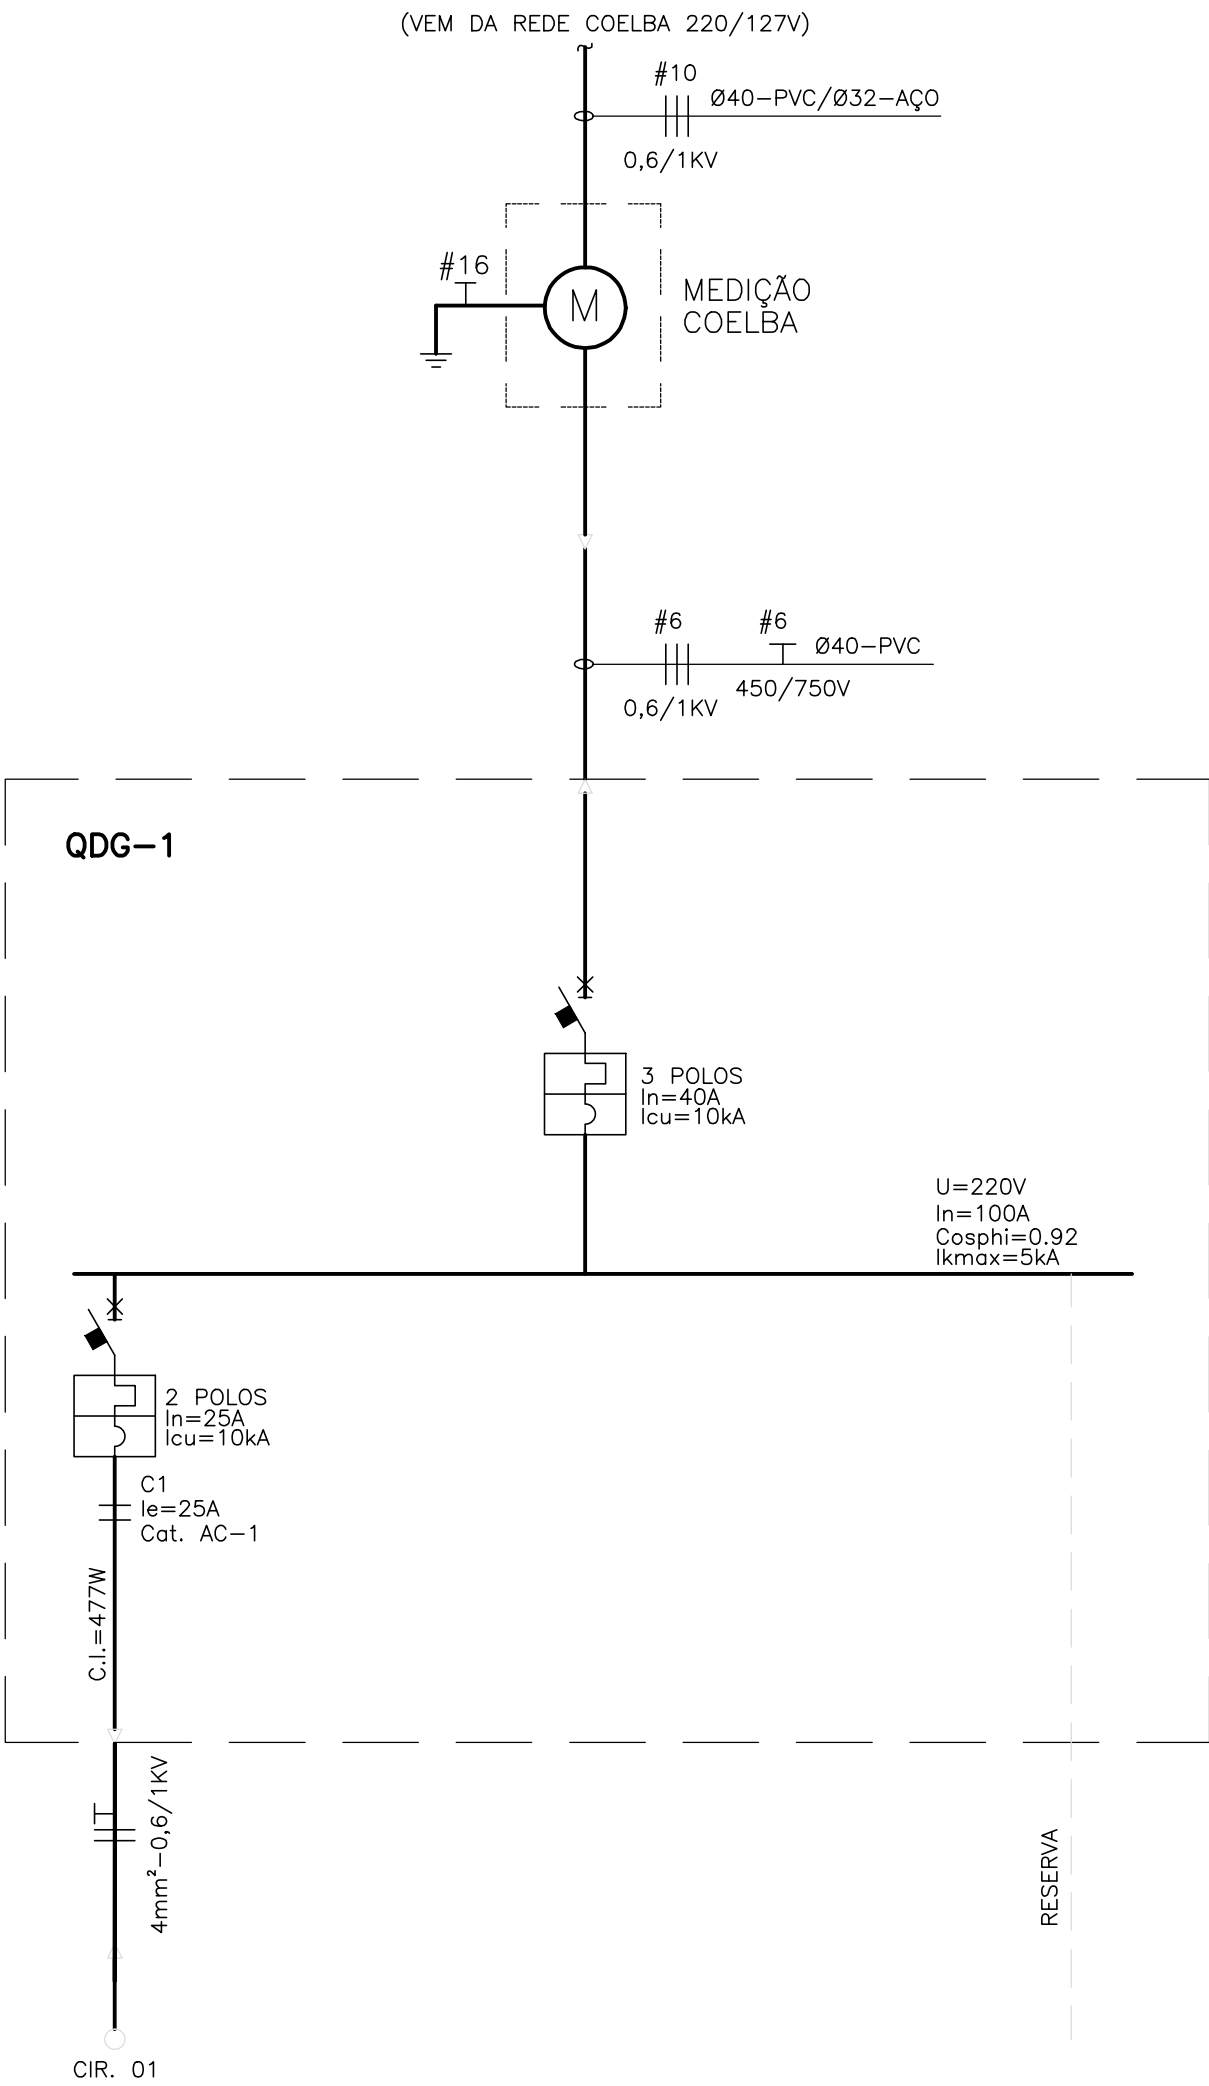

NOTAS:

- OS CONDUTORES NÃO MEDIDOS (ENTRE A REDE COELBA E O MEDIDOS) DEVERÃO SER IDENTIFICADOS CONFORME PADRÃO COELBA:
 - FASE A - VERMELHO
 - FASE B - BRANCO
 - FASE C - MARRON
 - NEUTRO - AZUL CLARO
 - TERRA - VERDE

- NUMERAÇÃO DOS CONJUNTOS DE LUMINÁRIAS

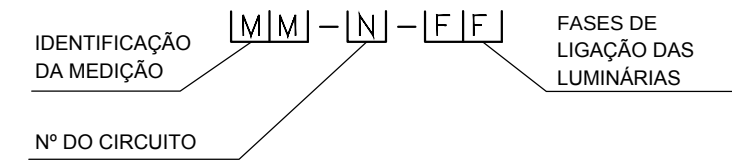

- PREVER FITA DE SINALIZAÇÃO A SER INSTALADA NO MÍNIMO 10CM ACIMA DE CABOS OU ELETRODUTOS ENTERRADOS, EM TODA A SUA EXTENSÃO

- A CAPACIDADE DE RUPTURA DOS MINIDISJUNTORES MODULARES "Icu" DE ACORDO COM ABNT NBR IEC 60947-2

- OS CONDUTORES INSTALADOS NO INTERIOR DOS QUADROS DEVEM SER AGRUPADOS POR CIRCUITOS E ARRUMADOS DE MODO A QUE SE EVITE UMA MONTAGEM MAL ACABADA. OS CIRCUITOS DEVEM SER IDENTIFICADOS PELA SUA NUMERAÇÃO COM ANILHAS, DE ACORDO COM O DIAGRAMA DE CADA QUADRO

- A IDENTIFICAÇÃO DOS QUADROS E DOS DISJUNTORES SERÁ FEITA COM PLAQUETAS DE ACRÍLICO

- ATRÁS DE CADA PORTA DOS QUADROS, A CONTRATADA DEVERÁ APRESENTAR UM DIAGRAMA UNIFILAR DOS MESMOS, DE ACORDO COM O PROJETO

- A FIRMA FORNECEDORA DOS QUADROS DEVERÁ APRESENTAR OS ESQUEMAS TRIFILARES, DIMENSÕES, GRAU DE PROTEÇÃO E CARACTERÍSTICAS PARA ANÁLISE DA FISCALIZAÇÃO DA OBRA

LEGENDA:

- DISJUNTOR (NÚMERO DE POLOS INDICADO).
- ATERRAMENTO
- CONTACTOR TRIPOLAR
- LUMINÁRIA PARA PISO, COM LÂMPADA LED 7,2W, REFERÊNCIA MODELO NOCTIS MAXI HIGH POWER, MARCAR SCHRÉDER OU EQUIVALENTE
- POSTE CIRCULAR METÁLICO COM 3 REFLETORES DE 400W, h=10,0m
- POSTE TIPO DE ENGASTAR, COM UMA LUMINÁRIA PARA LÂMPADA LED 230W (H=8,0M), REFERÊNCIA MODELO AKILA, MARCA SCHRÉDER OU EQUIVALENTE.
- LUMINÁRIA PARA LÂMPADA LED 51W, INSTALAÇÃO EM SUPORTE SOBRE POSTE METÁLICO TIPO DE ENGASTAR, H=4,5M (ÚTIL), REFERÊNCIA MODELO ISLA, MARCAR SCHRÉDER OU EQUIVALENTE. VER DETALHE 02 - PRANCHA 4/02
- POSTE DE CONCRETO EXISTENTE DA COELBA
- RELÉ FOTOELÉTRICO INSTALADO NO POSTE
- CAIXA DE PASSAGEM EM ALVENARIA OU CONCRETO 40X40X50 CM, COM TAMPA DE CONCRETO E FUNDO BRITADO PARA DRENAGEM
- CAIXA DE PASSAGEM EM ALVENARIA OU CONCRETO 60X60X60 CM, COM TAMPA DE CONCRETO E FUNDO BRITADO PARA DRENAGEM
- CAIXA DE PASSAGEM EM ALVENARIA, COM TAMPA DE CONCRETO E FUNDO BRITADO PARA DRENAGEM, 80X80X80 CM, QUANDO NÃO INDICADO
- CAIXA PARA MEDIÇÃO PADRÃO COELBA E QUADRO DE COMANDO E PROTEÇÃO, INSTALAÇÃO EM MURETA DE ALVENARIA CONFORME DETALHE 01 - PRANCHA 4/02
- CONDUTORES DE COBRE ISOLAÇÃO EM PVC CLASSE 0,6/1KV, INSTALAÇÃO EMBUTIDA EM ELETRODUTO FLEXÍVEL EM PEAD, A UMA PROFUNDIDADE MÍNIMA DE 0,5M, BITOLA Ø50 QUANDO NÃO INDICADO
- ELETRODUTO DE PVC RÍGIDO ROSCÁVEL, INSTALAÇÃO EMBUTIDA NO PISO A 70CM DE PROFUNDIDADE (MÍNIMO), PELO MÉTODO NÃO DESTRUTIVO
- ELETRODUTO EM PEAD PARA TRAVESSIA DE PISTA, INSTALAÇÃO EMBUTIDA NO PISO A 70 CM DE PROFUNDIDADE (MÍNIMO), PELO MÉTODO NÃO DESTRUTIVO
- CONDUTORES DE FASE E TERRA, BITOLA "B" MM², PERTENCENTES AO CIRCUITO "A" E INSTALADOS EM DUTO ØC
- Sn - POTÊNCIA APARENTE INSTALADA
- Cosphi - FATOR DE POTÊNCIA
- FU - FATOR DE UTILIZAÇÃO
- Fs - FATOR DE SIMULTANEIDADE
- Fd - FATOR DE DEMANDA
- dv - QUEDA DE TENSÃO DE CIRCUITO
- In - CORRENTE NOMINAL DA CARGA
- Ib - CORRENTE DE PROJETO
- Ik max - CORRENTE DE CURTO-CIRCUITO MÁXIMA

30/09/2016	EMIÇÃO INICIAL	FFA
DATA	DESCRIÇÃO	REVISÃO

RESPONSÁVEL CONTRATANTE:


RESPONSÁVEL CONSTRUTOR:

RESPONSÁVEL PROJETISTA: ENGENHEIRO ELETRICISTA EDUARDO RIBEIRO DOS SANTOS | CREA 7524/D-PR.



PLANO URBANÍSTICO E AMBIENTAL
E PROJETOS ESPECÍFICOS PARA O VETOR IPITANGA

CONTRATANTE:		
SECRETARIA DE INFRAESTRUTURA HÍDRICA E SANEAMENTO - SIHS		
FASE:	DISCIPLINA:	TEMA/PROJ. ESPECÍFICO:
PROJETO EXECUTIVO	ILUMINAÇÃO	1-PÔR DO SOL
TÍTULO:		Nº TEMA - Nº PRANCHA / TOTAL PRANCHAS
PRAÇA 3 - DIAGR. E QUADRO DE CARGAS		1-05 / 08
ENDEREÇO:		DATA EMISSÃO INICIAL: ESCALA:
ESTRADA DO RAPOSO, CASSANGE - SALVADOR/BA		SET/2016 INDICADA
PROJETO Nº:	PROJ.:	DES.:
0365		
CONF.:	VERIF.:	APROV.:
DESENHO Nº		

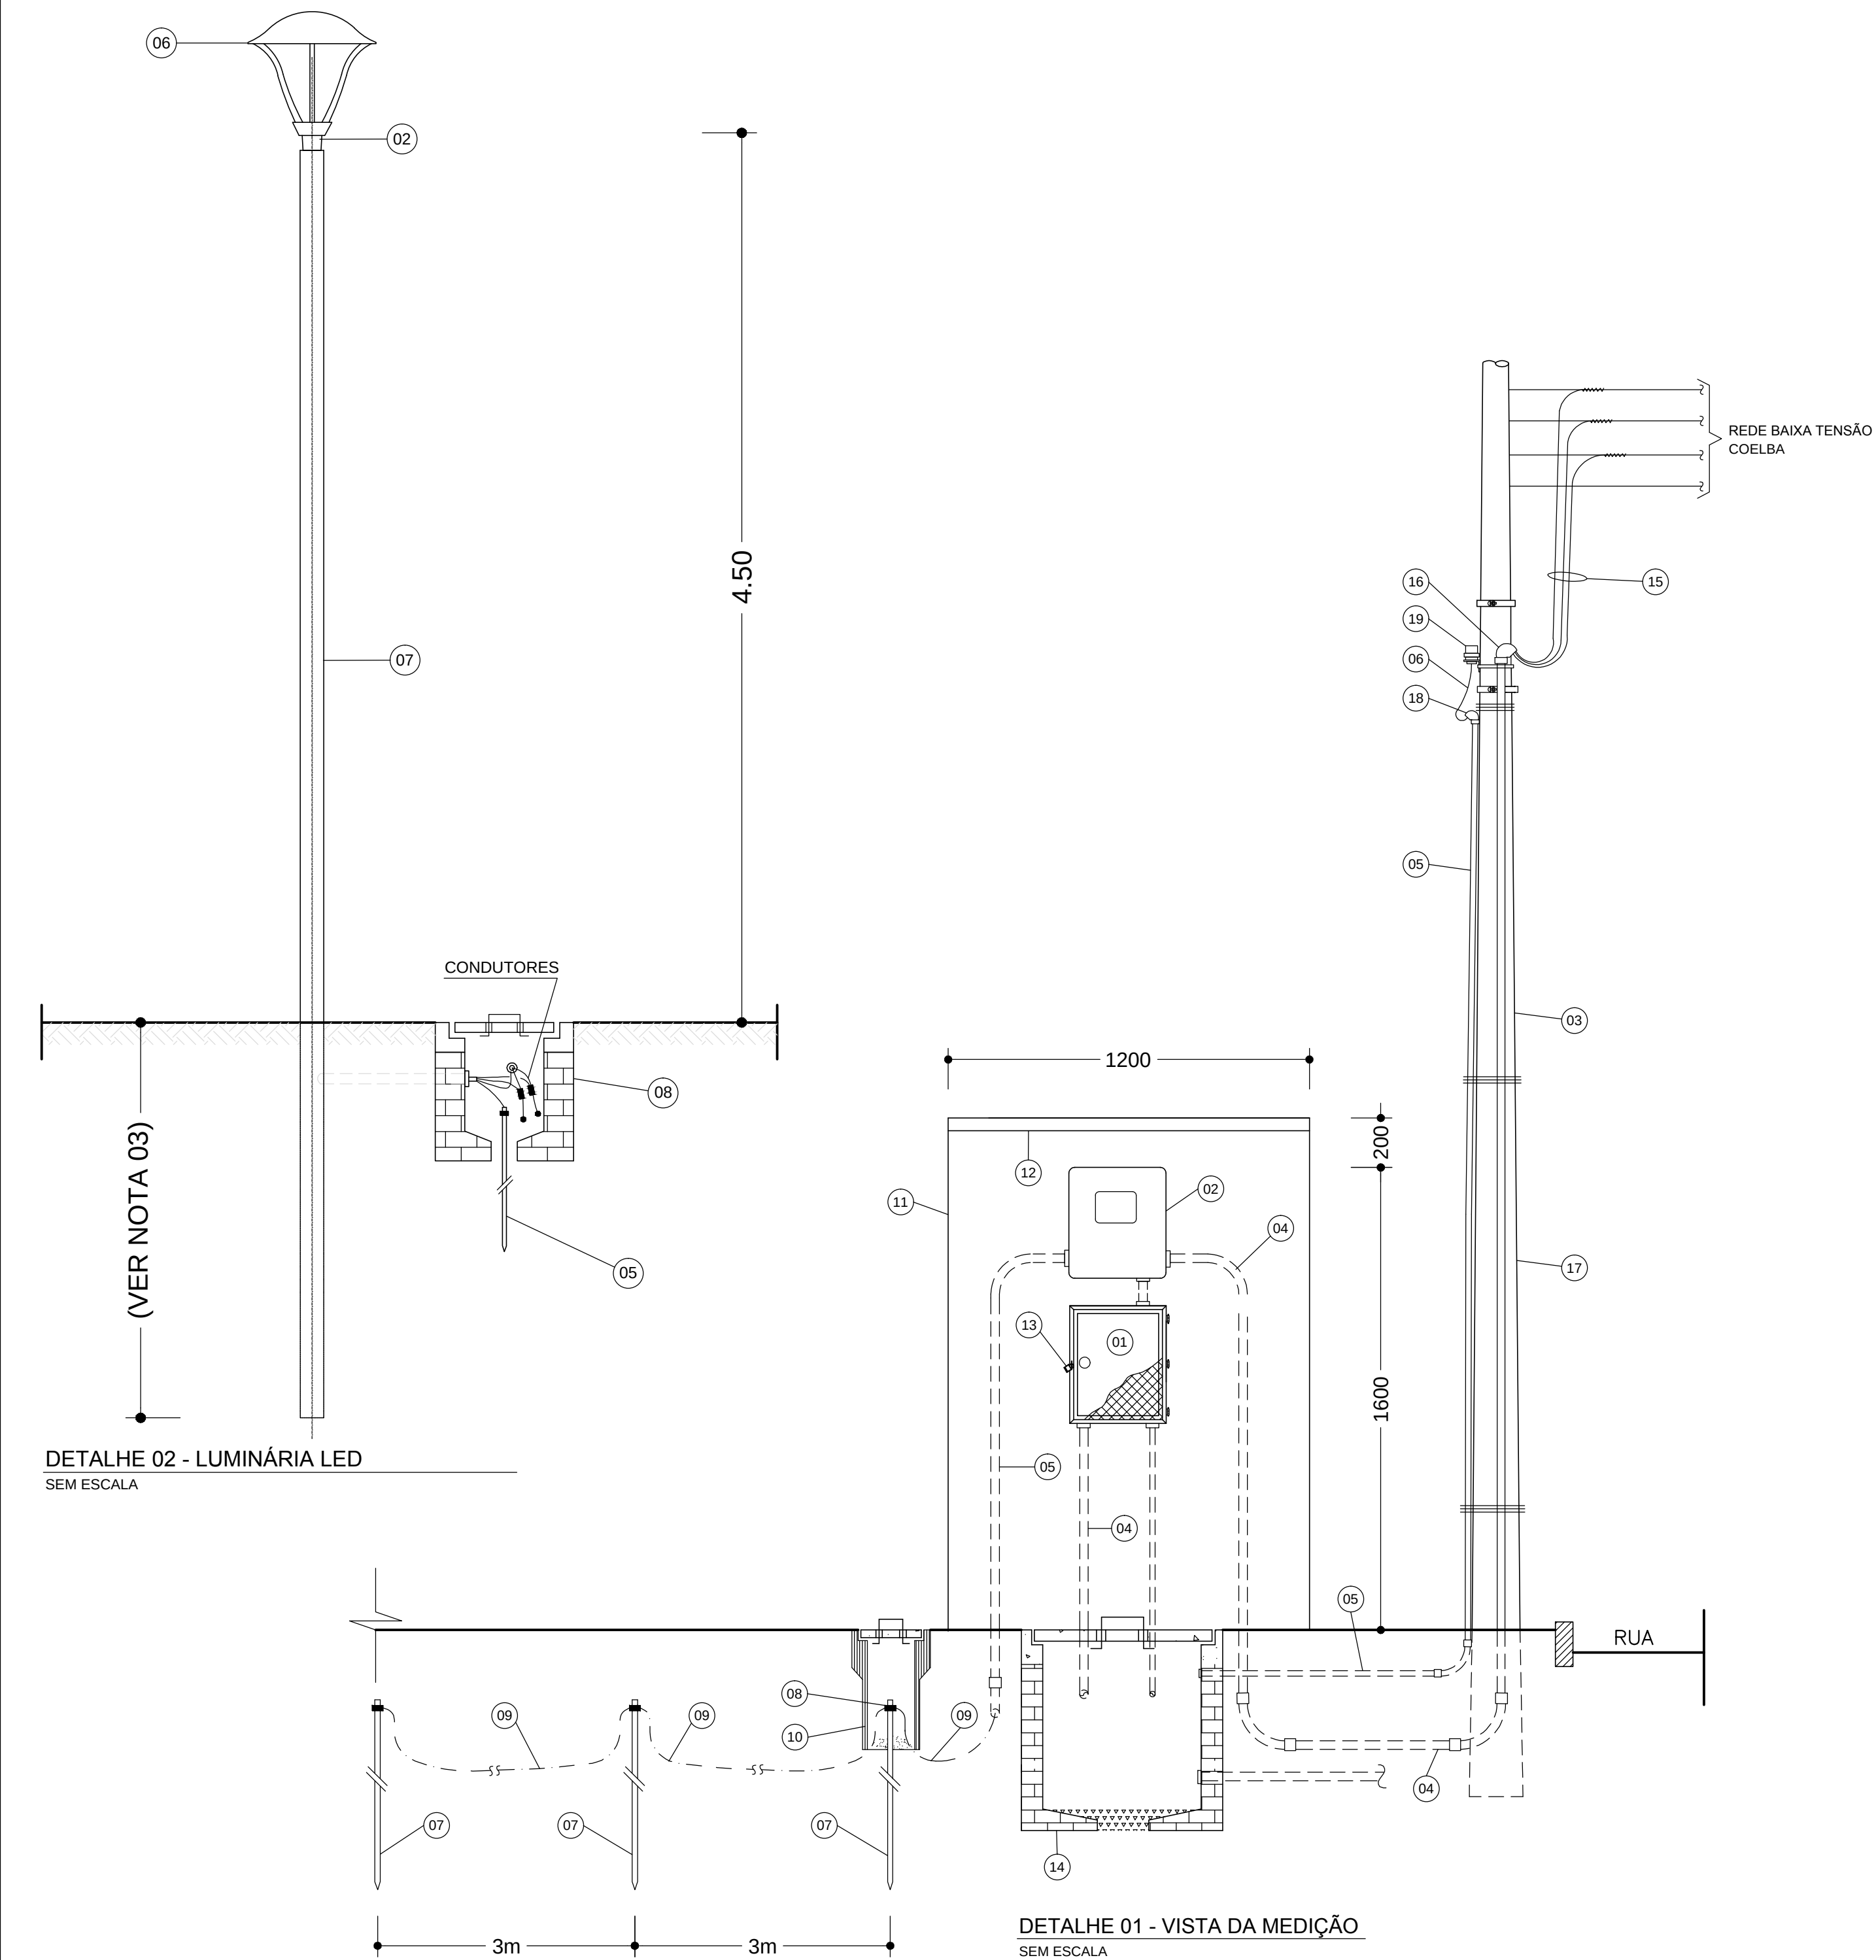

- LEGENDA DETALHES**
- 01 - SOLDA
 - 02 - SUPORTE PARA 1 PÉTALA, INSTALAÇÃO EM TOPO DE POSTE
 - 03 - CAP METÁLICO
 - 04 - PARAFUSO PRISIONEIRO
 - 05 - HASTE DE TERRA COBREADA TIPO COPPERWELD Ø 5/8 x 3,0m
 - 06 - LUMINÁRIA
 - 07 - POSTE DE AÇO GALVANIZADO
 - 08 - CAIXA EM ALVENARIA DE 40x40x50 COM TAMPA DE CONCRETO

- LEGENDA DA MEDIÇÃO**
- 01 - QUADRO DE PROTEÇÃO E DISTRIBUIÇÃO
 - 02 - CAIXA EM POLICARBONATO PARA MEDIDOR POLIFÁSICO, CONFORME PADRÃO COELBA
 - 03 - ELETRODUTO DE AÇO GALVANIZADO A FOGO, Ø 32
 - 04 - ELETRODUTO DE PVC RÍGIDO ROSCÁVEL, Ø 40
 - 05 - ELETRODUTO DE PVC RÍGIDO ROSCÁVEL, Ø 25
 - 06 - CONDUTOR DE COBRE ISOLADO EM PVC, 3 x 2,5 mm² CLASSE 0,6/1kV
 - 07 - HASTE DE TERRA COBREADA TIPO COPPERWELD Ø 5/8" x 3.0 m
 - 08 - CONECTOR DE ATERRAMENTO PARA HASTE Ø 5/8"
 - 09 - CABO DE COBRE NU Ø 6 mm²
 - 10 - CAIXA PARA INSPEÇÃO DE ATERRAMENTO EM MANILHA DE BARRO OU PVC Ø 6", COM TAMPA PARA ACESSO
 - 11 - MURETA DE ALVENARIA PARA PROTEÇÃO DO MEDIDOR E QUADRO DE DISTRIBUIÇÃO
 - 12 - COBERTURA EM CONCRETO PARA PROTEÇÃO DA MEDIÇÃO
 - 13 - DISPOSITIVO PARA FECHAMENTO POR CHAVE PADRÃO
 - 14 - CAIXA EM ALVENARIA COM TAMPA DE CONCRETO 60x60x60 cm
 - 15 - CABOS DE COBRE SINGELOS, ISOLAÇÃO EM PVC, CLASSE 0,6/1kV
 - 16 - ELBOW DE AÇO GALVANIZADO A FOGO Ø 32
 - 17 - POSTE CIRCULAR DE CONCRETO DA COELBA
 - 18 - ELBOW DE PVC Ø 25
 - 19 - RELÉ FOTOELÉTRICO COM BASE

- NOTAS:**
- TODAS AS PEÇAS METÁLICAS DEVERÃO SER GALVANIZADAS A FOGO, APÓS OS SERVIÇOS DE SOLDA, FURAÇÃO, REMOÇÃO DE REBARBAS, ETC.
 - O FABRICANTE DAS PEÇAS E DO POSTE SERÁ RESPONSÁVEL PELO DIMENSIONAMENTO MECÂNICO DOS MESMOS, CONSIDERANDO LUMINÁRIAS COM 30KG NAS DIMENSÕES INDICADAS
 - A SER DEFINIDO PELO FABRICANTE
 - O CONJUNTO POSTE/SUPORTE DAS LUMINÁRIAS E PROJETORES DEVERÁ SER PINTADO NA COR, CONFORME ESPECIFICAÇÕES TÉCNICAS.
 - REFERÊNCIAS DE LUMINÁRIAS CONFORME ESPECIFICAÇÃO TÉCNICA

30/09/2016	EMISSÃO INICIAL	FFA
DATA	DESCRIÇÃO	REVISÃO

RESPONSÁVEL CONTRATANTE:

RESPONSÁVEL CONSTRUTOR:

RESPONSÁVEL PROJETISTA: ENGENHEIRO ELETRICISTA EDUARDO RIBEIRO DOS SANTOS | CREA 7524/D-PR.

SECRETARIA DE INFRAESTRUTURA HÍDRICA E SANEAMENTO

BAHIA GOVERNO DO ESTADO

Consórcio CH2 HYDROS ffa

PLANO URBANÍSTICO E AMBIENTAL
E PROJETOS ESPECÍFICOS PARA O VETOR IPITANGA

CONTRATANTE:
SECRETARIA DE INFRAESTRUTURA HÍDRICA E SANEAMENTO - SIHS

FASE:
PROJETO EXECUTIVO

DISCIPLINA:
ILUMINAÇÃO

TEMA/PROJ. ESPECÍFICO:
1-PÔR DO SOL

TÍTULO:
PRAÇA 3 - DIAGR. E QUADRO DE CARGAS

Nº TEMA - Nº PRANCHA / TOTAL PRANCHAS
1-06 / 08

ENDEREÇO:
ESTRADA DO RAPOSO, CASSANGE - SALVADOR/BA

DATA EMISSÃO INICIAL:
SET/2016


ESCALA:
INDICADA

PROJETO Nº:
0365

PROJ.:
VERIF.:
APROV.:


DES.:
APROV.:

DESENHO Nº

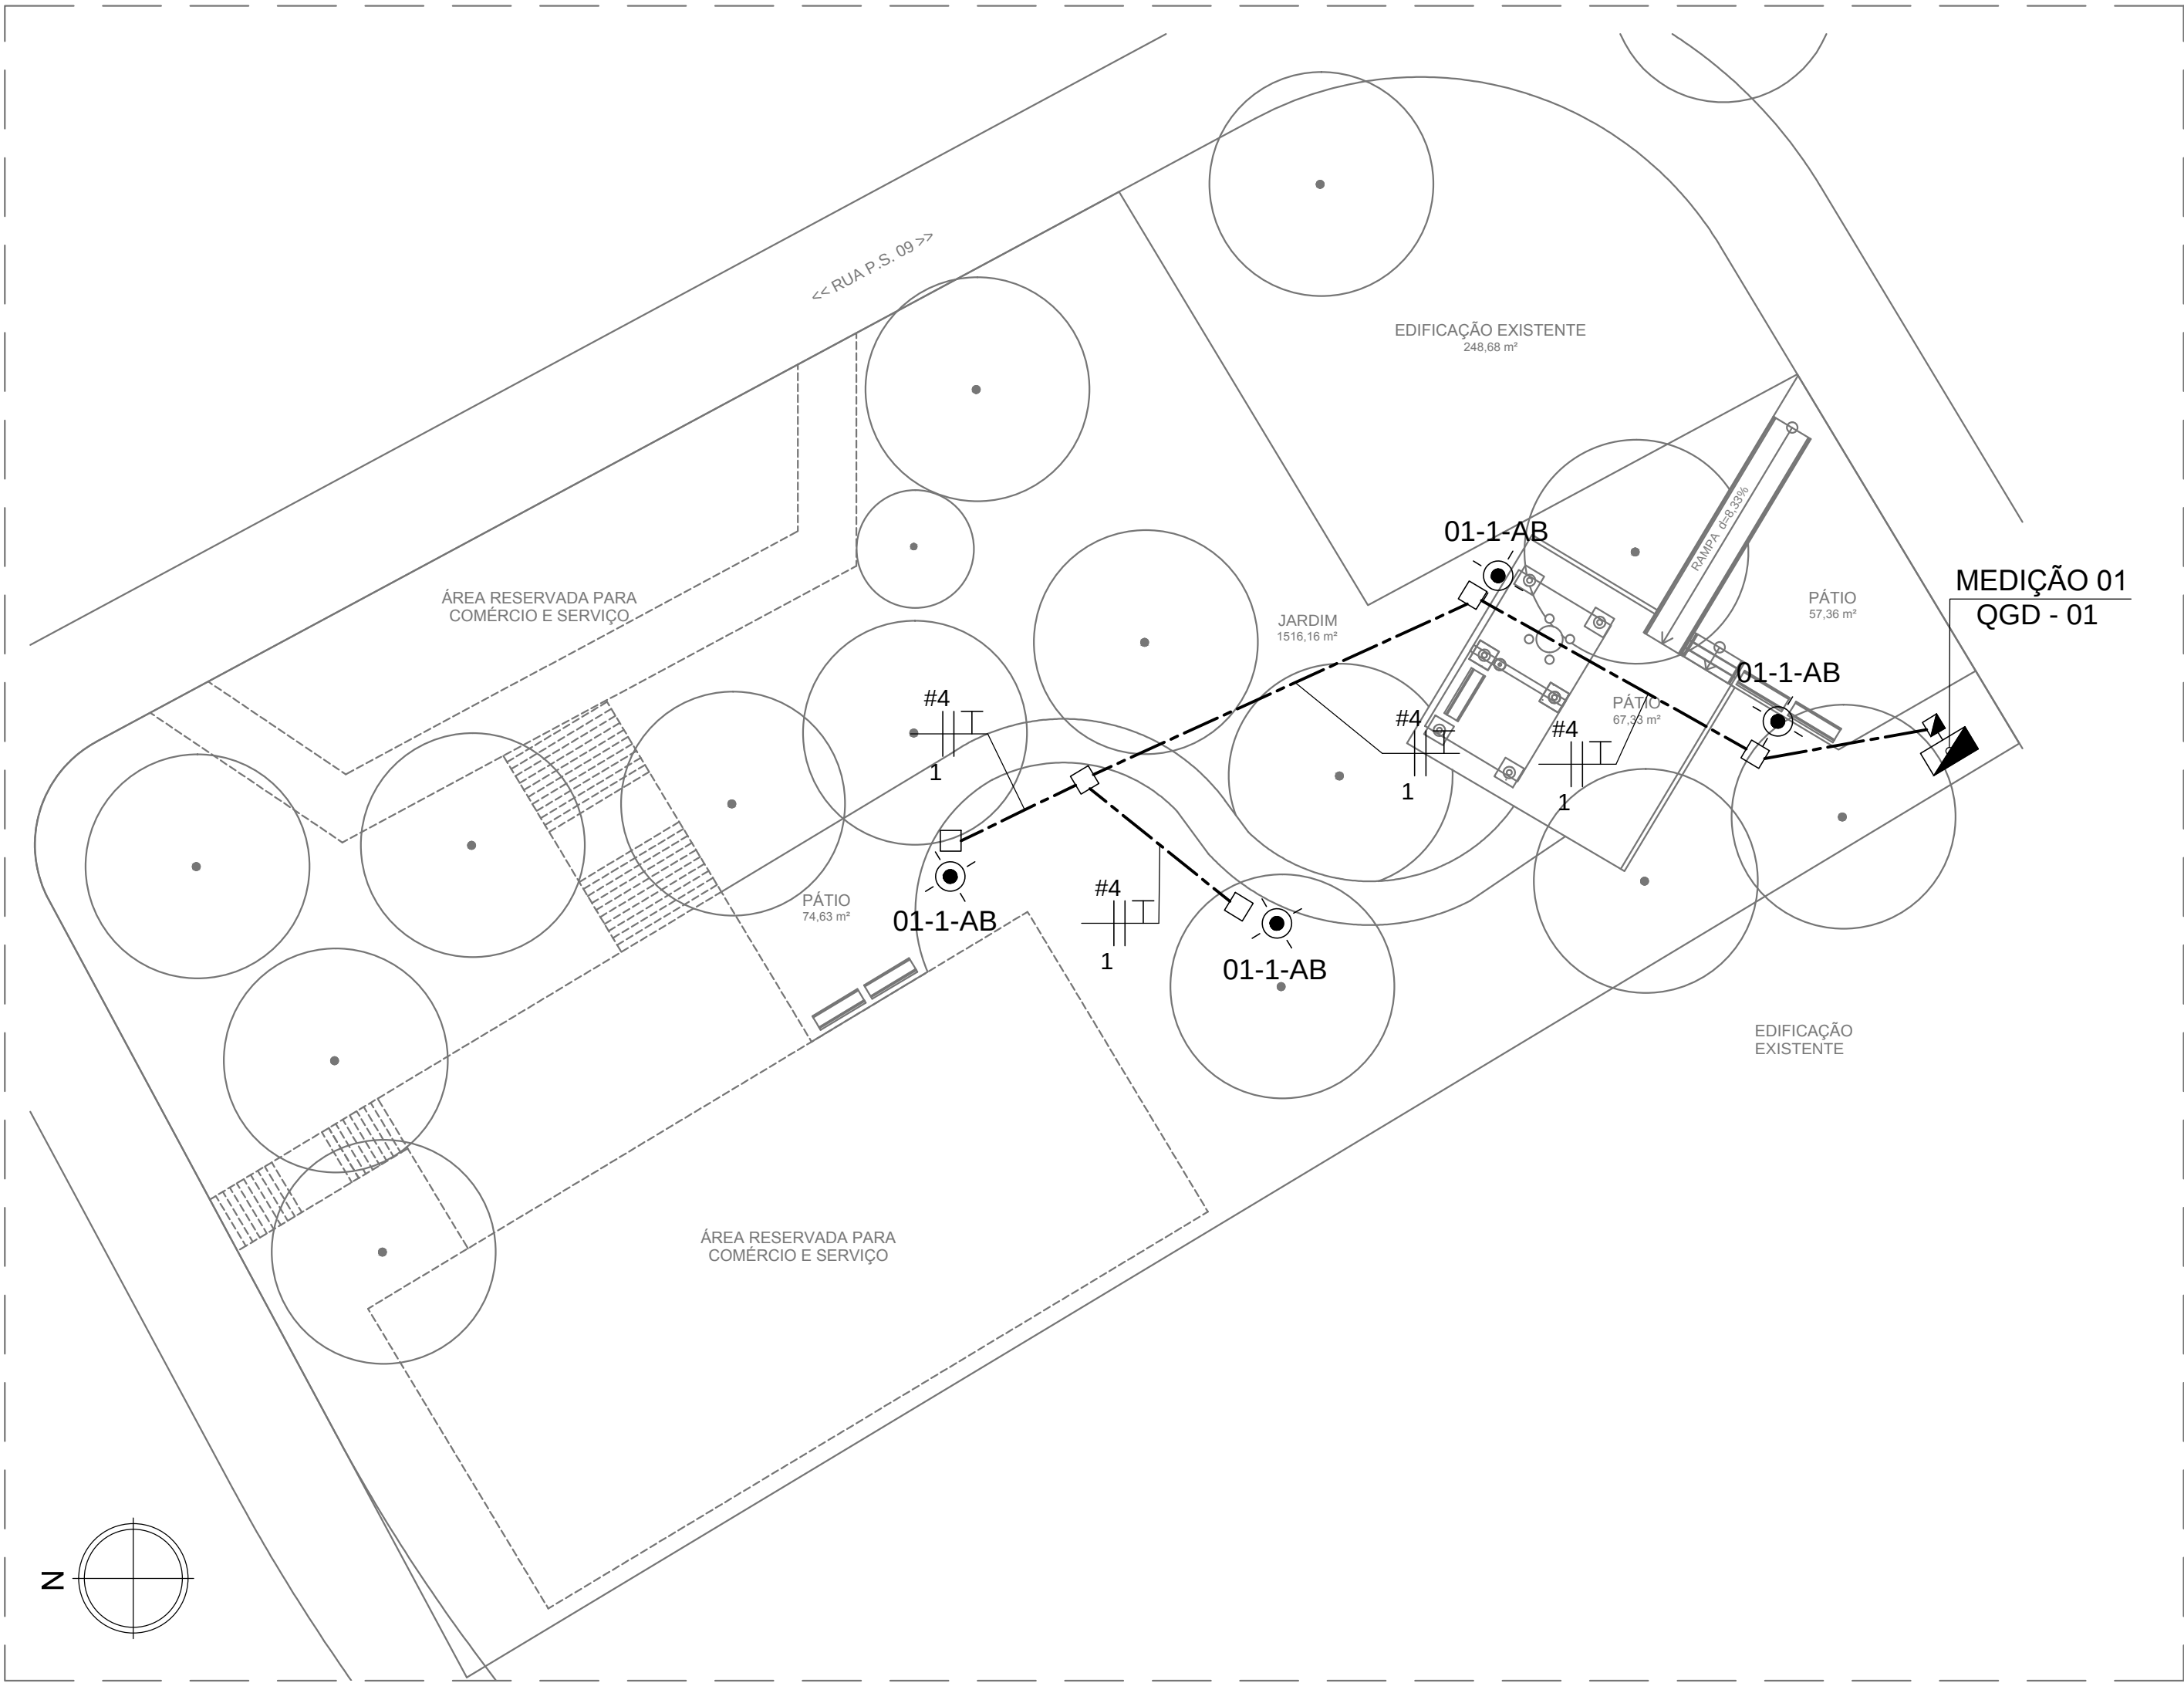

PLANTA BAIXA
ESCALA. 1 : 200


DIAGRAMA DE COMANDO QDG-1 (MEDIÇÃO 01)

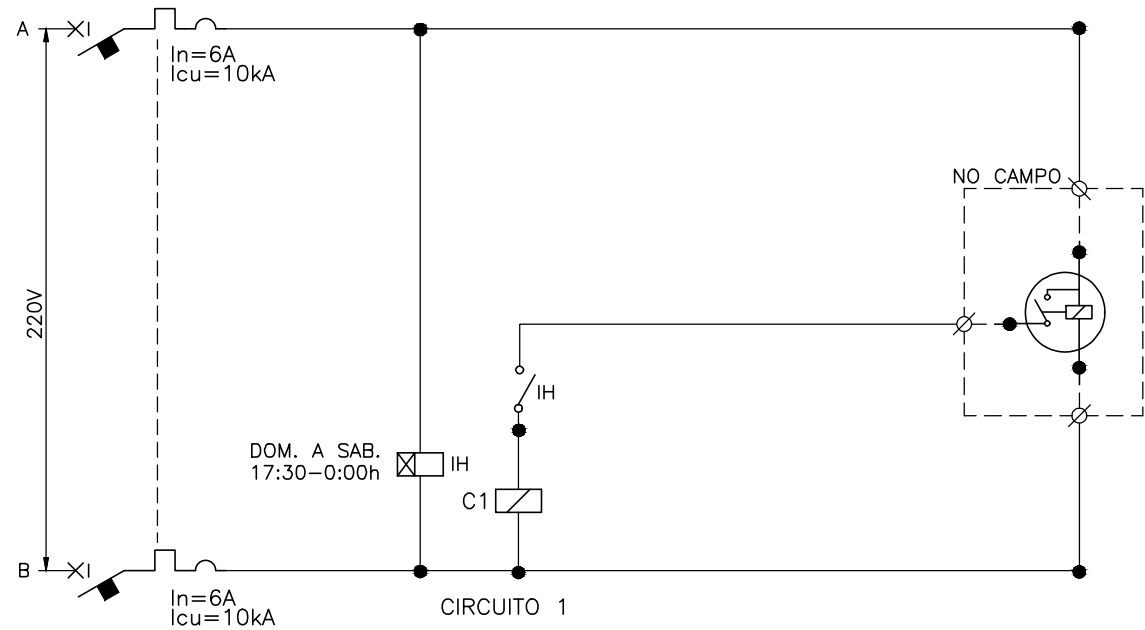

QUADRO DE CARGAS QDG-1

C I R C	LAMPADAS (W)					PERDA REAT. (W)					CARGA INSTALADA (W)	COS φ	CARGA INSTALADA (VA)	FATOR UTILIZAÇÃO	POTENCIA UTILIZADA (VA)	Ib (A)	ΔU (%)	TENSÃO (V)	FASES (A,B,C-N-T)	DESCRIÇÃO
	53	150	250	400	1.000	15	25	35	35	65										
01	4										212	1	212	1	212	0,96	0,32	220	A, B	ILUMINAÇÃO PRAÇA
02																				
03																				
04																				
05											2000	0,92	2174	1	2174	9,9		220	A, C	RESERVA
Σ POTENCIAS											2212		2386		2386					
FATOR DE SIMULTANEIDADE:											1									
DEMANDA PREVISTA:											2,21 kW / 2,39 kVA									
CORRENTE TOTAL (A):											6,26									
QUEDA DE TENSÃO TOTAL MÁXIMA CONSIDERANDO O RAMAL DE ENTRADA:											4%									

DIAGRAMA UNIFILAR QDG-1 (MEDIÇÃO 1)

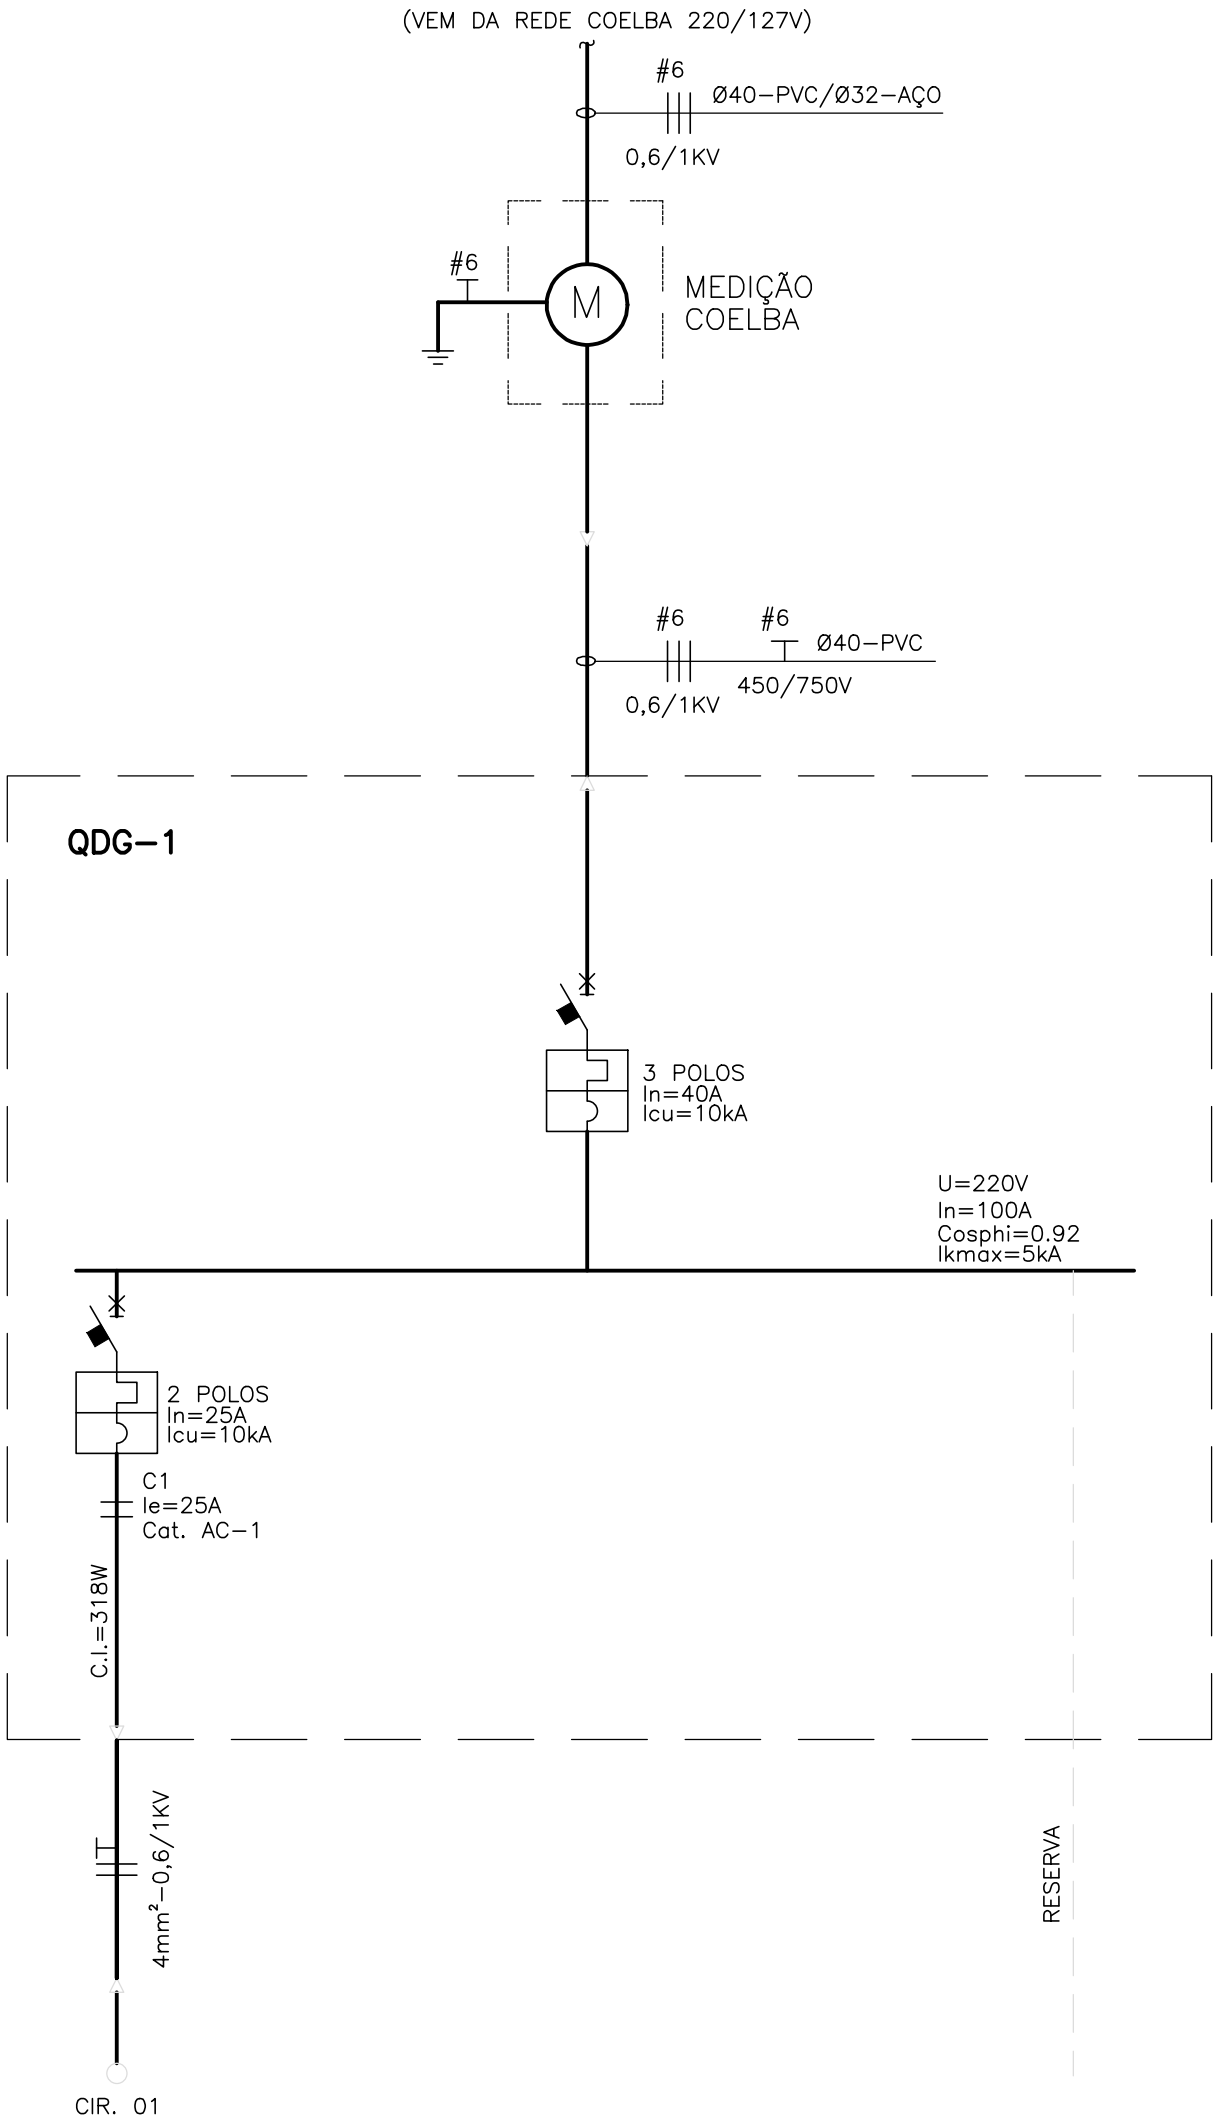

LEGENDA:

- DISJUNTOR (NÚMERO DE POLOS INDICADO).
- ATERRAMENTO
- CONTACTOR TRIPOLAR
- LUMINÁRIA PARA PISO, COM LÂMPADA LED 7,2W, REFERÊNCIA MODELO NOCTIS MAXI HIGH POWER, MARCAR SCHRÉDER OU EQUIVALENTE
- POSTE CIRCULAR METÁLICO COM 3 REFLETORES DE 400W, h=10,0m
- POSTE TIPO DE ENGASTAR, COM UMA LUMINÁRIA PARA LÂMPADA LED 230W (H=8,0M), REFERÊNCIA MODELO AKLA, MARCA SCHRÉDER OU EQUIVALENTE.
- LUMINÁRIA PARA LÂMPADA LED 51W, INSTALAÇÃO EM SUPORTE SOBRE POSTE METÁLICO TIPO DE ENGASTAR, H=4,5M (UTIL), REFERÊNCIA MODELO ISLA, MARCAR SCHRÉDER OU EQUIVALENTE. VER DETALHE 02 - PRANCHA 4/02
- POSTE DE CONCRETO EXISTENTE DA COELBA
- RELÉ FOTOELÉTRICO INSTALADO NO POSTE
- CAIXA DE PASSAGEM EM ALVENARIA OU CONCRETO 40X40X50 CM, COM TAMPA DE CONCRETO E FUNDO BRITADO PARA DRENAGEM
- CAIXA DE PASSAGEM EM ALVENARIA OU CONCRETO 60X60X60 CM, COM TAMPA DE CONCRETO E FUNDO BRITADO PARA DRENAGEM
- CAIXA DE PASSAGEM EM ALVENARIA, COM TAMPA DE CONCRETO E FUNDO BRITADO PARA DRENAGEM, 80X80X80 CM, QUANDO NÃO INDICADO
- CAIXA PARA MEDIÇÃO PADRÃO COELBA E QUADRO DE COMANDO E PROTEÇÃO, INSTALAÇÃO EM MURETA DE ALVENARIA CONFORME DETALHE 01 - PRANCHA 4/02
- CONDUTORES DE COBRE ISOLAÇÃO EM PVC CLASSE 0,6/1KV, INSTALAÇÃO EMBUTIDA EM ELETRODUTO FLEXÍVEL EM PEAD, A UMA PROFUNDIDADE MÍNIMA DE 0,5M, BITOLA Ø50 QUANDO NÃO INDICADO
- ELETRODUTO DE PVC RÍGIDO ROSCÁVEL, INSTALAÇÃO EMBUTIDA NO PISO A 70CM DE PROFUNDIDADE (MÍNIMO), PELO MÉTODO NÃO DESTRUTIVO
- ELETRODUTO EM PEAD PARA TRAVESSIA DE PISTA, INSTALAÇÃO EMBUTIDA NO PISO A 70 CM DE PROFUNDIDADE (MÍNIMO), PELO MÉTODO NÃO DESTRUTIVO
- CONDUTORES DE FASE E TERRA, BITOLA "B" MM², PERTENCENTES AO CIRCUITO "A" E INSTALADOS EM DUTO ØC
- POTENCIA APARENTE INSTALADA
- FATOR DE POTÊNCIA
- FATOR DE UTILIZAÇÃO
- FATOR DE SIMULTANEIDADE
- FATOR DE DEMANDA
- QUEDA DE TENSÃO DE CIRCUITO
- CORRENTE NOMINAL DA CARGA
- CORRENTE DE PROJETO
- CORRENTE DE CURTO-CIRCUITO MÁXIMA

NOTAS:

- OS CONDUTORES NÃO MEDIDOS (ENTRE A REDE COELBA E O MEDIDOS) DEVERÃO SER IDENTIFICADOS CONFORME PADRÃO COELBA:
 - FASE A - VERMELHO
 - FASE B - BRANCO
 - FASE C - MARROM
 - NEUTRO - AZUL CLARO
 - TERRA - VERDE
- NUMERAÇÃO DOS CONJUNTOS DE LUMINÁRIAS
- PREVER FITA DE SINALIZAÇÃO A SER INSTALADA NO MÍNIMO 10CM ACIMA DE CABOS OU ELETRODUTOS ENTERRADOS, EM TODA A SUA EXTENSÃO
- A CAPACIDADE DE RUPTURA DOS MINIDISJUNTORES MODULARES "Icu" DE ACORDO COM ABNT NBR IEC 60947-2
- OS CONDUTORES INSTALADOS NO INTERIOR DOS QUADROS DEVEREM SER AGRUPADOS POR CIRCUITOS E AGRUPADOS DE MODO A QUE SE EVITE UMA MONTAGEM MAL ACABADA. OS CIRCUITOS DEVEREM SER IDENTIFICADOS PELA SUA NUMERAÇÃO COM ANILHAS, DE ACORDO COM O DIAGRAMA DE CADA QUADRO
- A IDENTIFICAÇÃO DOS QUADROS E DOS DISJUNTORES SERÁ FEITA COM PLAQUETAS DE ACRÍLICO
- ATRÁS DE CADA PORTA DOS QUADROS, A CONTRATADA DEVERÁ APRESENTAR UM DIAGRAMA UNIFILAR DOS MESMOS, DE ACORDO COM O PROJETO
- A FIRMA FORNECEDORA DOS QUADROS DEVERÁ APRESENTAR OS ESQUEMAS TRIFILARES, DIMENSÕES, GRAU DE PROTEÇÃO E CARACTERÍSTICAS PARA ANÁLISE DA FISCALIZAÇÃO DA OBRA

30/09/2016	EMIÇÃO INICIAL	FFA
DATA	DESCRIÇÃO	REVISÃO

RESPONSÁVEL CONTRATANTE:

RESPONSÁVEL CONSTRUTOR:

RESPONSÁVEL PROJETISTA ENGENHEIRO ELETRICISTA EDUARDO RIBEIRO DOS SANTOS | CREA 7524/0-PR

SECRETARIA DE INFRAESTRUTURA HÍDRICA E SANEAMENTO

BAHIA GOVERNO DO ESTADO

Consórcio CHS HYDROS ffa

PLANO URBANÍSTICO E AMBIENTAL
E PROJETOS ESPECÍFICOS PARA O VETOR IPITANGA

CONTRATANTE:
SECRETARIA DE INFRAESTRUTURA HÍDRICA E SANEAMENTO - SIHS


FASE: PROJETO EXECUTIVO DISCIPLINA: ILUMINAÇÃO TEMA/PROJ. ESPECÍFICO: 1-PÓR DO SOL

TÍTULO: PRAÇA 4 - DIAGR. E QUADRO DE CARGAS Nº TEMA - Nº PRANCHA / TOTAL PRANCHAS: 1-07 / 08

ENDEREÇO: ESTRADA DO RAPOSO, CASSANGÊ - SALVADOR/BA DATA EMISSÃO INICIAL: SET/2016 ESCALA: INDICADA

PROJETO Nº: 0365 PROJ.: DES.: DESENHO Nº

CONF.: VERIF.: APROV.:

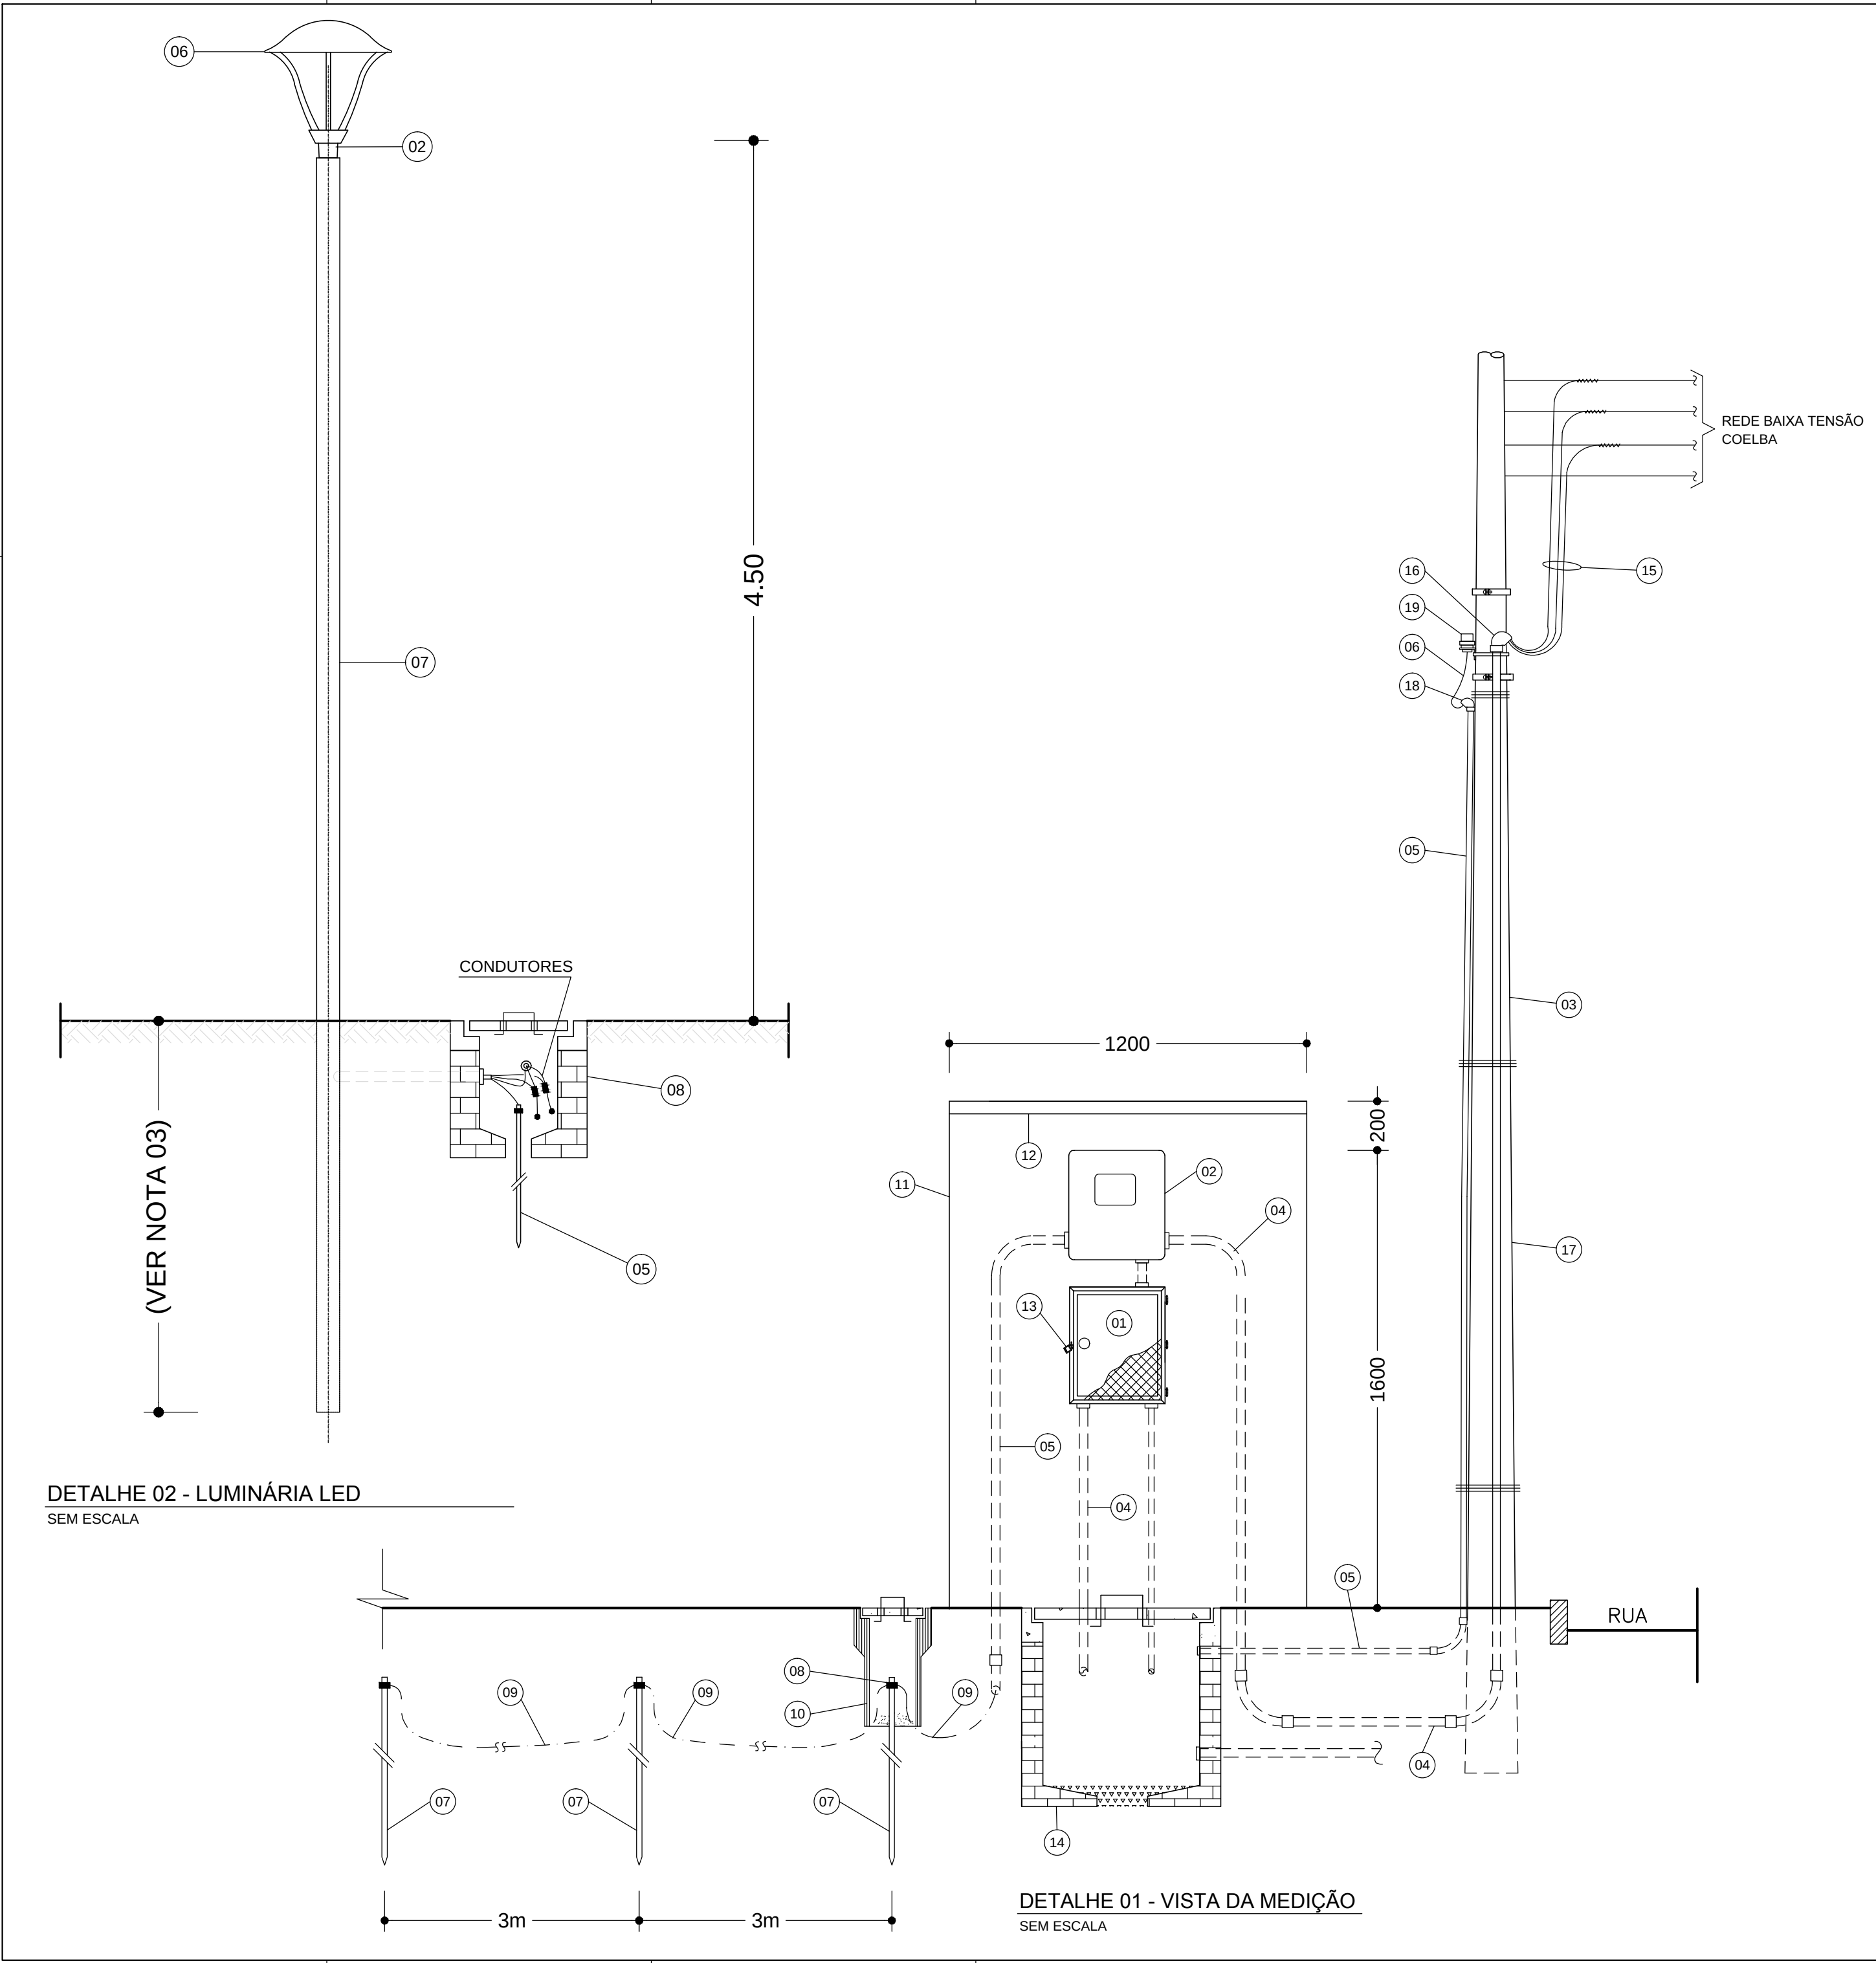

LEGENDA DETALHES

- 01 - SOLDA
- 02 - SUPORTE PARA 1 PÉTALA, INSTALAÇÃO EM TOPO DE POSTE
- 03 - CAP METÁLICO
- 04 - PARAFUSO PRISIONEIRO
- 05 - HASTE DE TERRA COBREADA TIPO COPPERWELD Ø 5/8 x 3,0m
- 06 - LUMINÁRIA
- 07 - POSTE DE AÇO GALVANIZADO
- 08 - CAIXA EM ALVENARIA DE 40x40x50 COM TAMPA DE CONCRETO

LEGENDA DA MEDIÇÃO

- 01 - QUADRO DE PROTEÇÃO E DISTRIBUIÇÃO
- 02 - CAIXA EM POLICARBONATO PARA MEDIDOR POLIFÁSICO, CONFORME PADRÃO COELBA
- 03 - ELETRODUTO DE AÇO GALVANIZADO A FOGO, Ø 32
- 04 - ELETRODUTO DE PVC RÍGIDO ROSCÁVEL, Ø 40
- 05 - ELETRODUTO DE PVC RÍGIDO ROSCÁVEL, Ø 25
- 06 - CONDUTOR DE COBRE ISOLADO EM PVC, 3 x 2,5 mm² CLASSE 0,6/1kV
- 07 - HASTE DE TERRA COBREADA TIPO COPPERWELD Ø 5/8" x 3.0 m
- 08 - CONECTOR DE ATERRAMENTO PARA HASTE Ø 5/8"
- 09 - CABO DE COBRE NU Ø 6 mm²
- 10 - CAIXA PARA INSPEÇÃO DE ATERRAMENTO EM MANILHA DE BARRO OU PVC Ø 6", COM TAMPA PARA ACESSO
- 11 - MURETA DE ALVENARIA PARA PROTEÇÃO DO MEDIDOR E QUADRO DE DISTRIBUIÇÃO
- 12 - COBERTURA EM CONCRETO PARA PROTEÇÃO DA MEDIÇÃO
- 13 - DISPOSITIVO PARA FECHAMENTO POR CHAVE PADRÃO
- 14 - CAIXA EM ALVENARIA COM TAMPA DE CONCRETO 60x60x60 cm
- 15 - CABOS DE COBRE SINGELOS, ISOLAÇÃO EM PVC, CLASSE 0,6/1kV
- 16 - ELBOW DE AÇO GALVANIZADO A FOGO Ø 32
- 17 - POSTE CIRCULAR DE CONCRETO DA COELBA
- 18 - ELBOW DE PVC Ø 25
- 19 - RELÉ FOTOELÉTRICO COM BASE

NOTAS:

- TODAS AS PEÇAS METÁLICAS DEVERÃO SER GALVANIZADAS A FOGO, APÓS OS SERVIÇOS DE SOLDA, FURAÇÃO, REMOÇÃO DE REBARBAS, ETC.
- O FABRICANTE DAS PEÇAS E DO POSTE SERÁ RESPONSÁVEL PELO DIMENSIONAMENTO MECÂNICO DOS MESMOS, CONSIDERANDO LUMINÁRIAS COM 30KG NAS DIMENSÕES INDICADAS
- A SER DEFINIDO PELO FABRICANTE
- O CONJUNTO POSTE/SUPORTE DAS LUMINÁRIAS E PROJETORES DEVERÁ SER PINTADO NA COR, CONFORME ESPECIFICAÇÕES TÉCNICAS.
- REFERÊNCIAS DE LUMINÁRIAS CONFORME ESPECIFICAÇÃO TÉCNICA

30/09/2016	EMISSÃO INICIAL	FFA
DATA	DESCRIÇÃO	REVISÃO

RESPONSÁVEL CONTRATANTE:

RESPONSÁVEL CONSTRUTOR:

RESPONSÁVEL PROJETISTA: ENGENHEIRO ELETRICISTA EDUARDO RIBEIRO DOS SANTOS | CREA 7524/D-PR.

SECRETARIA DE
INFRAESTRUTURA
HÍDRICA E SANEAMENTO

BAHIA
GOVERNO DO ESTADO

Consórcio
CHS HYDROS
ffa

PLANO URBANÍSTICO E AMBIENTAL
E PROJETOS ESPECÍFICOS PARA O VETOR IPITANGA

CONTRATANTE:
SECRETARIA DE INFRAESTRUTURA HÍDRICA E SANEAMENTO - SIHS

FASE:
PROJETO EXECUTIVO

DISCIPLINA:
ILUMINAÇÃO

TEMA/PROJ. ESPECÍFICO:
1-PÔR DO SOL

TÍTULO:
PRAÇA 4 - DIAGR. E QUADRO DE CARGAS

Nº TEMA - Nº PRANCHA / TOTAL PRANCHAS
1-08 / 08

ENDEREÇO:
ESTRADA DO RAPOSO, CASSANGE - SALVADOR/BA

DATA EMISSÃO INICIAL:
SET/2016


ESCALA:
INDICADA

PROJETO Nº:
0365

PROJ.:
VERIF.:


DES.:
APROV.:

DESENHO Nº

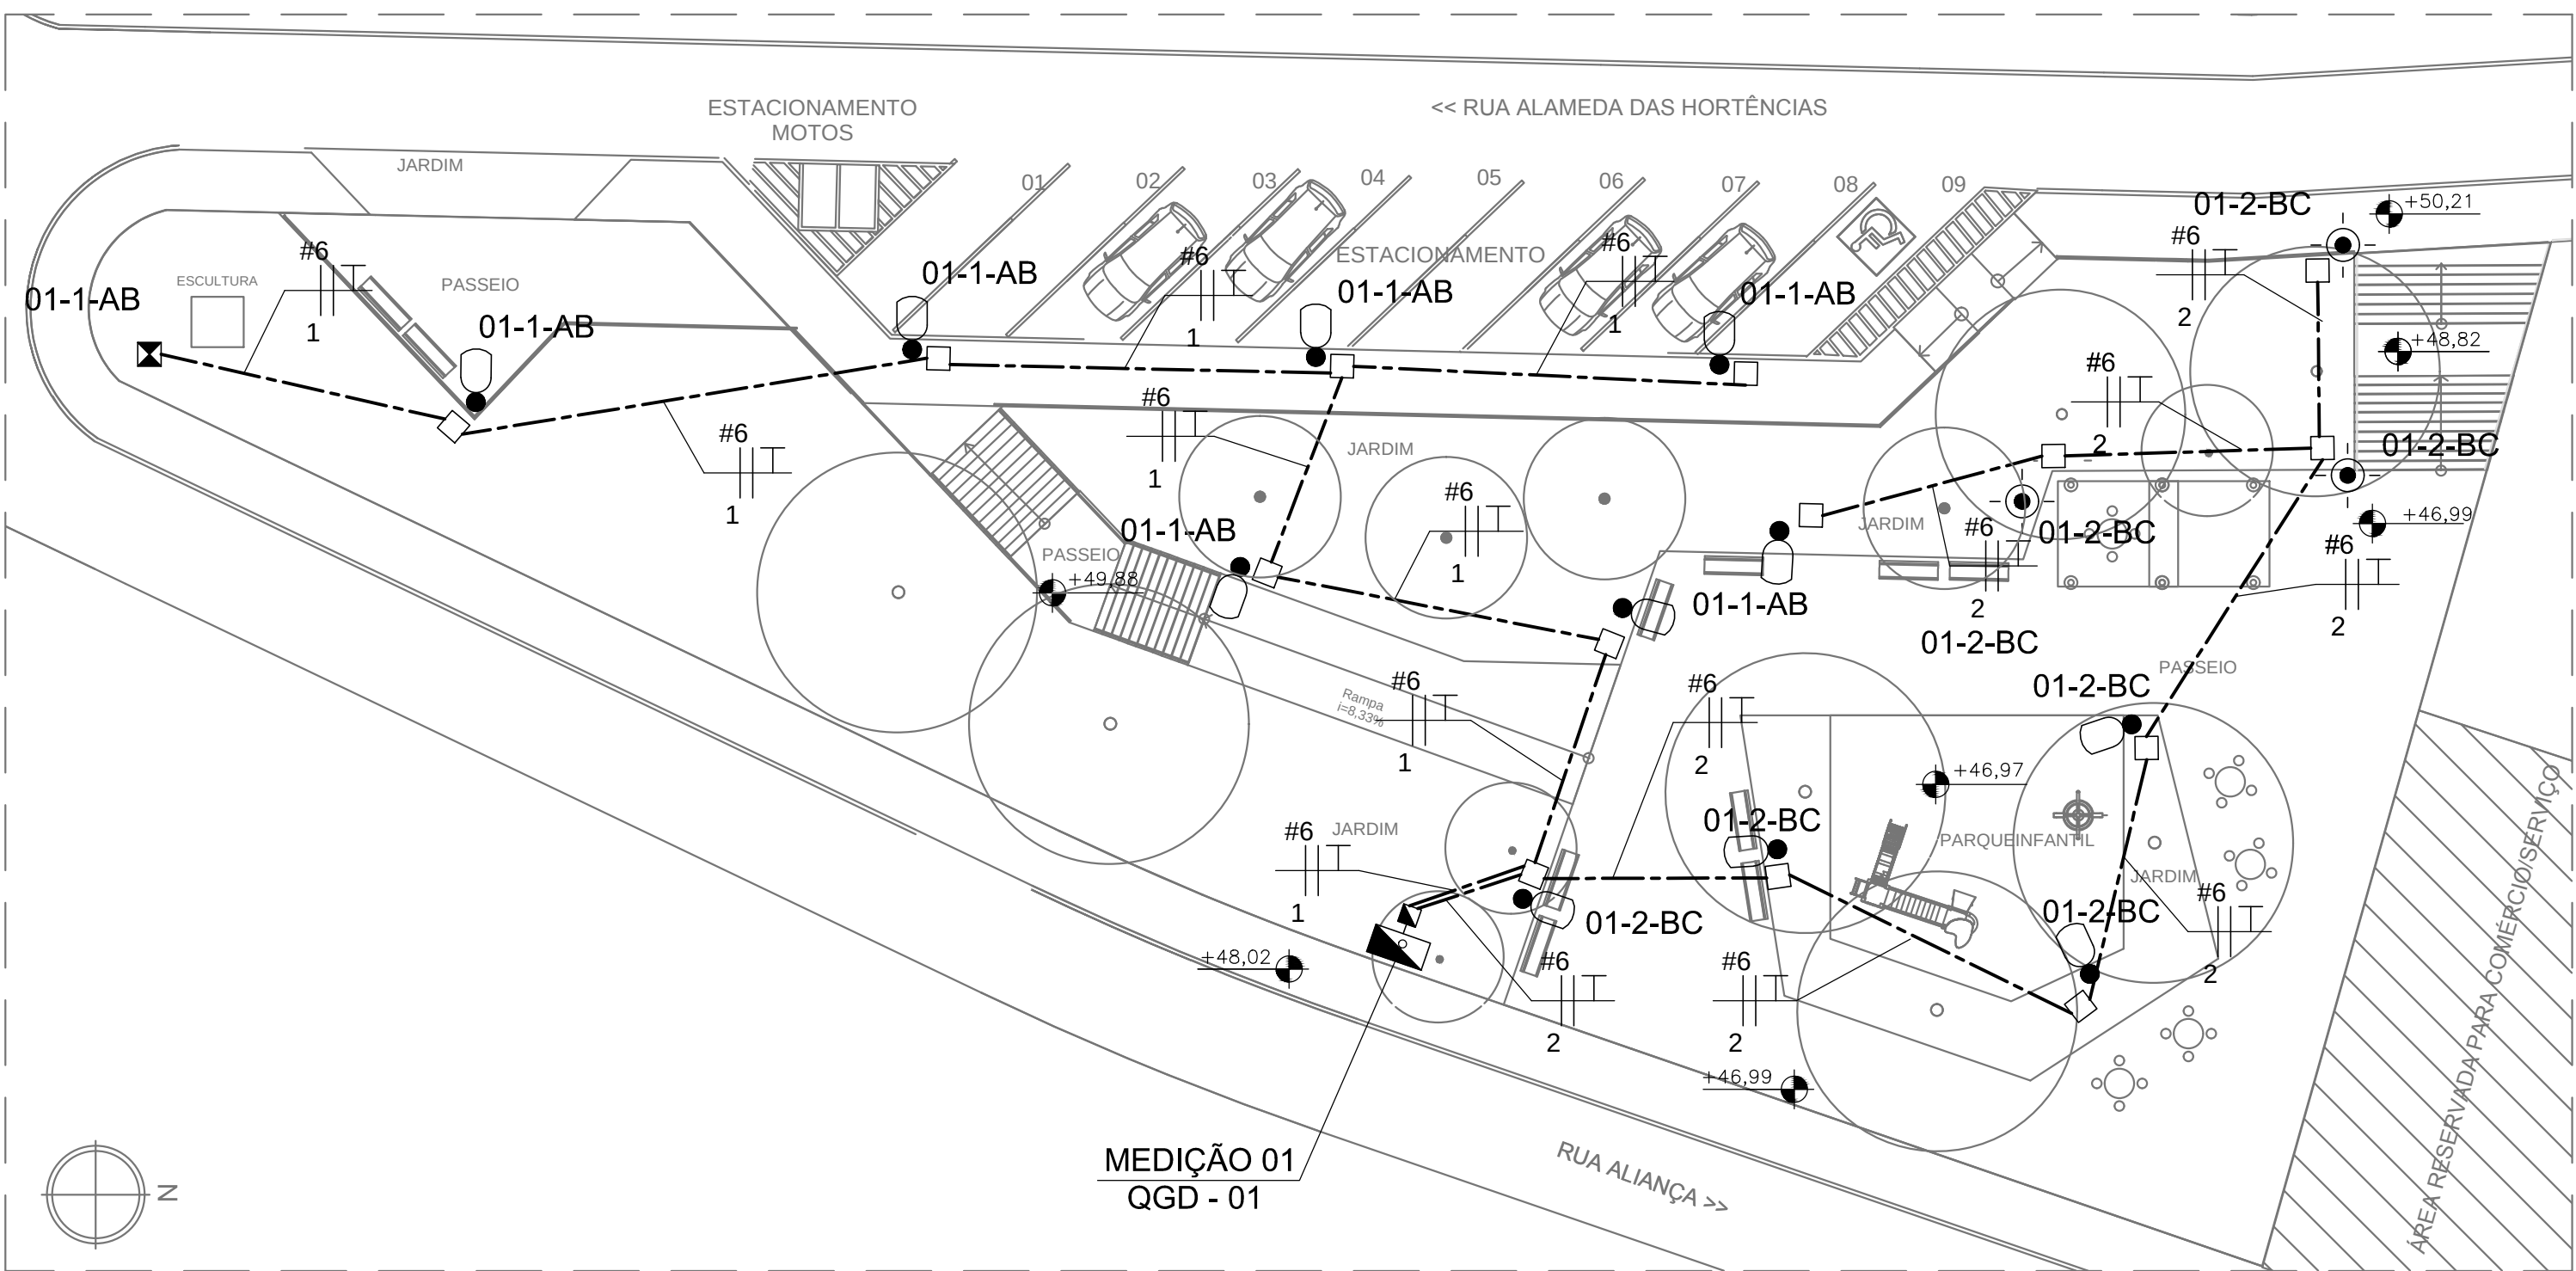

PLANTA BAIXA
ESCALA. 1 : 200


DIAGRAMA DE COMANDO QGD-1 (MEDIÇÃO 01)

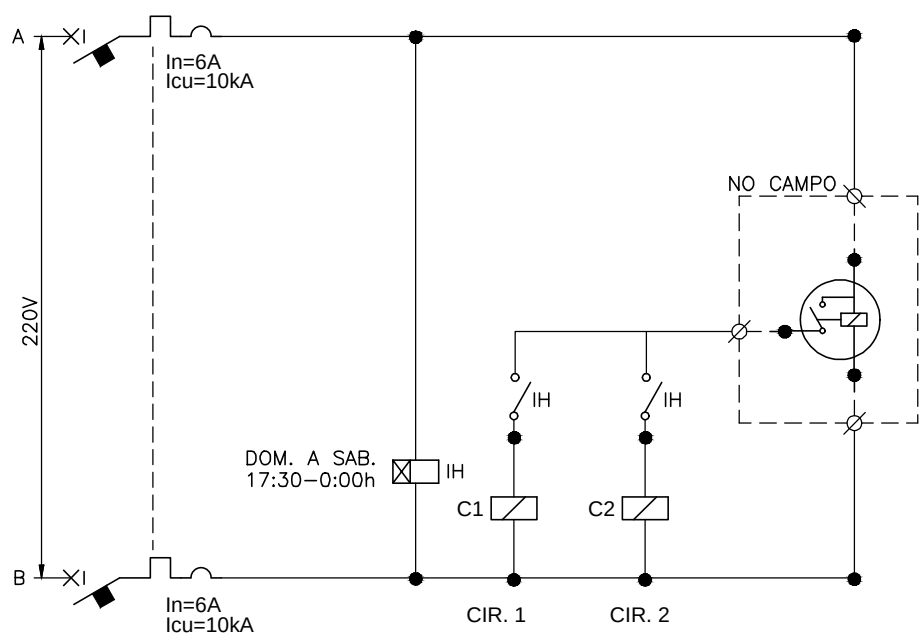

QUADRO DE CARGAS QDG-1

C I R C	LAMPADAS (W)					PERDA REAT. (W)					CARGA INSTALADA (W)	COS ϕ	CARGA UTILIZADA (VA)	FATOR UTILIZAÇÃO	POTENCIA UTILIZADA (VA)	Ib (A)	ΔU (%)	TENSÃO (V)	FASES (A,B,C-N-T)	DESCRIÇÃO
	7.2	53	230	400	1.000	15	25	35	35	65										
01	1		6								1388	1,00	1388	1	1388	6,31	1,83	2x220	A, B	ILUMINAÇÃO PRAÇA
02		3	5								1309	1,00	1309	1	1309	5,95	1,53	2x220	B, C	ILUMINAÇÃO PRAÇA
03											2000	0,92	2174	1	2174	9,88		2x220	A, C	RESERVA
04																				
05																				
Σ POTENCIAS											4697		4871		4871					
FATOR DE SIMULTANEIDADE:											1									
DEMANDA PREVISTA:											4,70 KW / 4,87 KVA									
CORRENTE TOTAL (A):											12,78									
QUEDA DE TENSÃO TOTAL MÁXIMA CONSIDERANDO O RAMAL DE ENTRADA:											4,0%									

DIAGRAMA UNIFILAR QDG-1 (MEDIÇÃO 1)

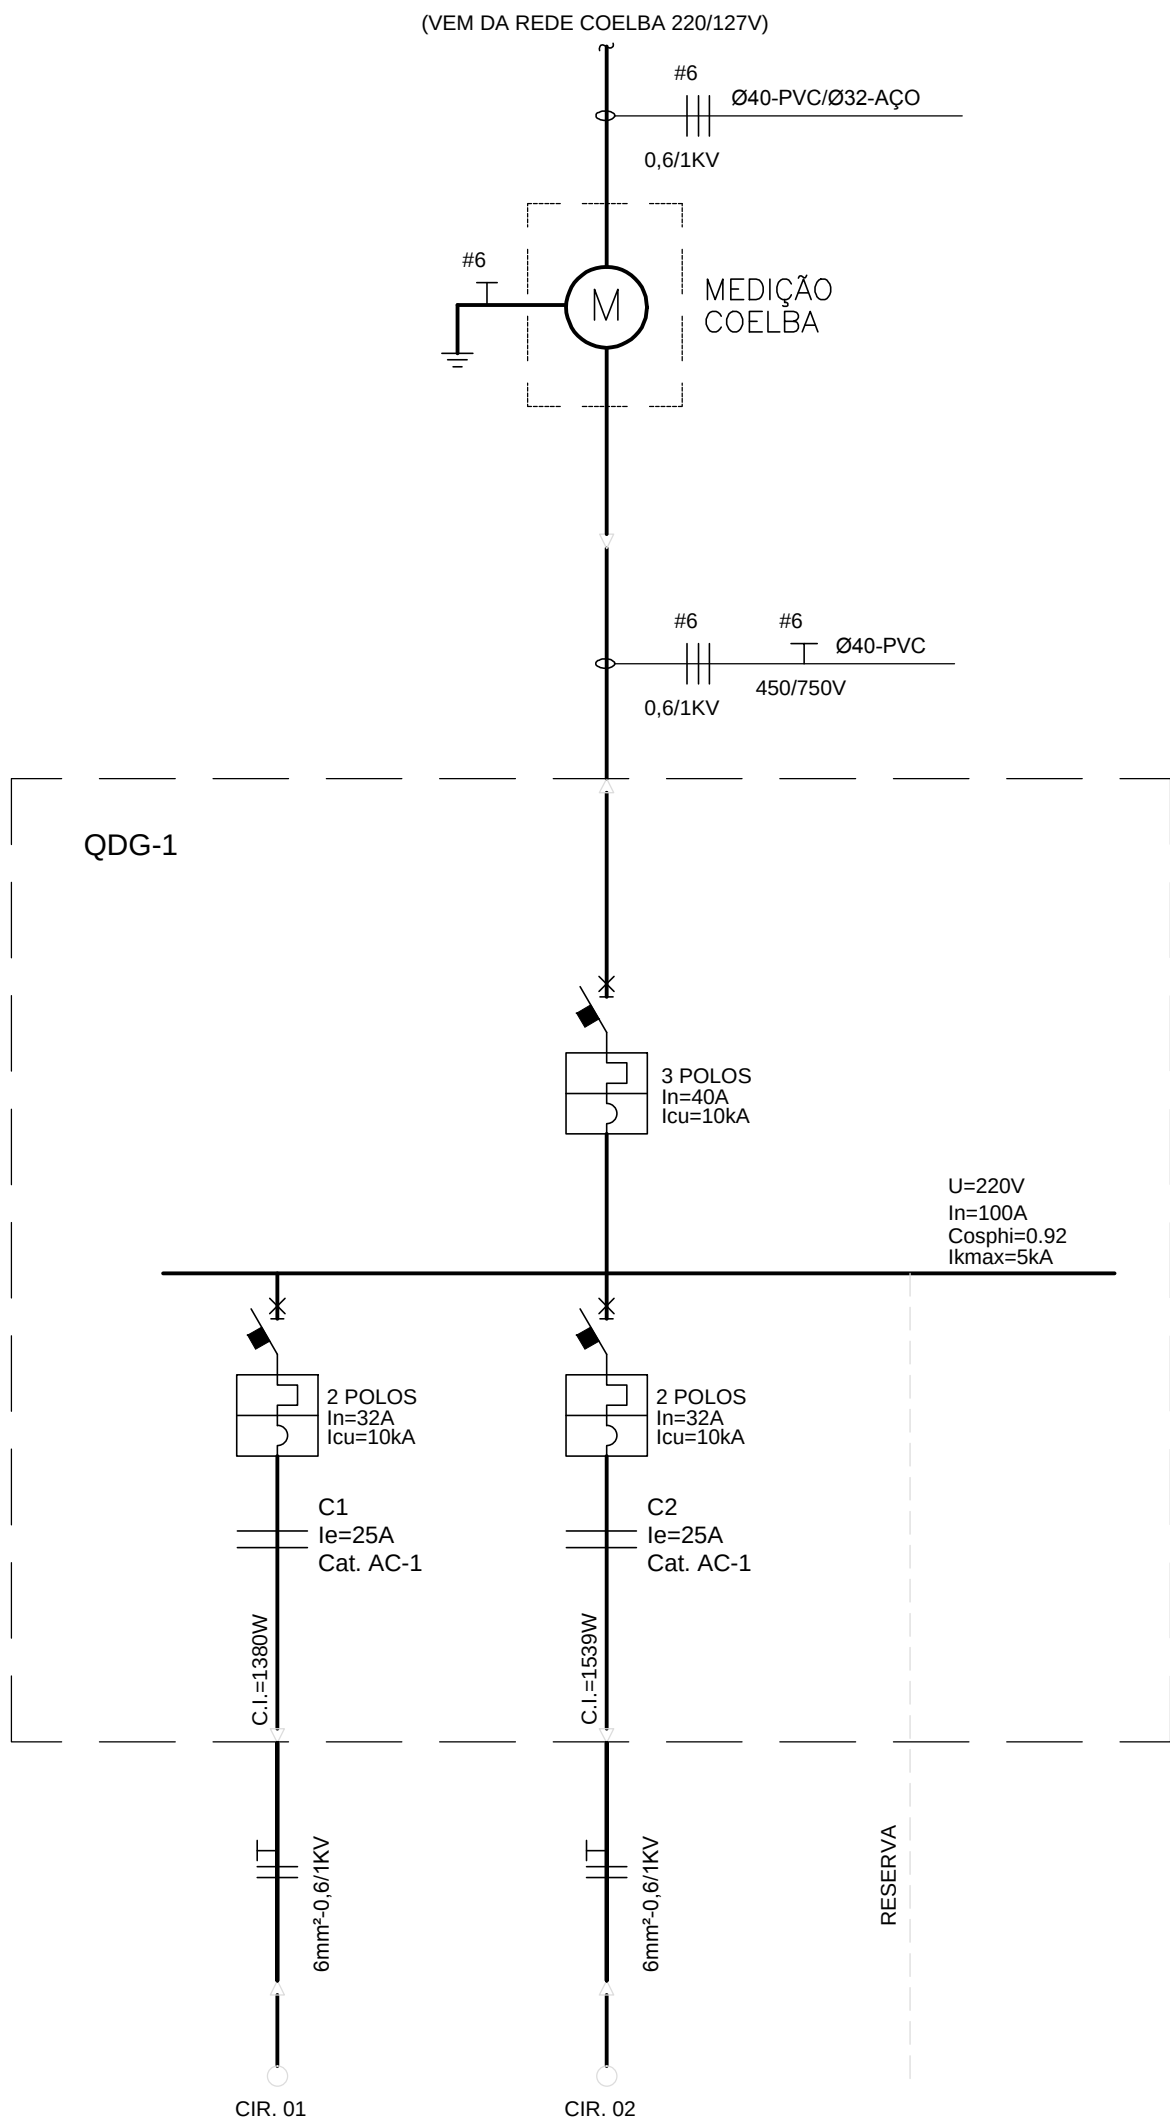

LEGENDA:

- DISJUNTOR (NÚMERO DE POLOS INDICADO).
- ATERRAMENTO
- CONTACTOR TRIPOLAR
- LUMINÁRIA PARA PISO, COM LÂMPADA LED 7,2W, REFERÊNCIA MODELO NOCTIS MAXI HIGH POWER, MARCAR SCHRÉDER OU EQUIVALENTE
- POSTE CIRCULAR METÁLICO COM 3 REFLETORES DE 400W, h=10,0m
- POSTE TIPO DE ENGASTAR, COM UMA LUMINÁRIA PARA LÂMPADA LED 230W (H=8,0M), REFERÊNCIA MODELO AKILA, MARCA SCHRÉDER OU EQUIVALENTE.
- LUMINÁRIA PARA LÂMPADA LED 51W, INSTALAÇÃO EM SUPORTE SOBRE POSTE METÁLICO TIPO DE ENGASTAR, H=4,5M (ÚTIL), REFERÊNCIA MODELO ISLA, MARCAR SCHRÉDER OU EQUIVALENTE. VER DETALHE 02 - PRANCHA 4/02
- POSTE DE CONCRETO EXISTENTE DA COELBA
- RELÉ FOTOELÉTRICO INSTALADO NO POSTE
- CAIXA DE PASSAGEM EM ALVENARIA OU CONCRETO 40X40X50 CM, COM TAMPA DE CONCRETO E FUNDO BRITADO PARA DRENAGEM
- CAIXA DE PASSAGEM EM ALVENARIA OU CONCRETO 60X60X60 CM, COM TAMPA DE CONCRETO E FUNDO BRITADO PARA DRENAGEM
- CAIXA DE PASSAGEM EM ALVENARIA, COM TAMPA DE CONCRETO E FUNDO BRITADO PARA DRENAGEM, 80X80X80 CM, QUANDO NÃO INDICADO
- CAIXA PARA MEDIÇÃO PADRÃO COELBA E QUADRO DE COMANDO E PROTEÇÃO, INSTALAÇÃO EM MURETA DE ALVENARIA CONFORME DETALHE 01 - PRANCHA 4/02
- CONDUTORES DE COBRE ISOLAÇÃO EM PVC CLASSE 0,6/1KV, INSTALAÇÃO EMBUTIDA EM ELETRODUTO FLEXÍVEL EM PEAD, A UMA PROFUNDIDADE MÍNIMA DE 0,5M, BITOLA Ø50 QUANDO NÃO INDICADO
- ELETRODUTO DE PVC RÍGIDO ROSCÁVEL, INSTALAÇÃO EMBUTIDA NO PISO A 70CM DE PROFUNDIDADE (MÍNIMO), PELO MÉTODO NÃO DESTRUTIVO
- ELETRODUTO EM PEAD PARA TRAVESSIA DE PISTA, INSTALAÇÃO EMBUTIDA NO PISO A 70 CM DE PROFUNDIDADE (MÍNIMO), PELO MÉTODO NÃO DESTRUTIVO
- CONDUTORES DE FASE E TERRA, BITOLA "B" MM², PERTENCENTES AO CIRCUITO "A" E INSTALADOS EM DUTO ØC
- POTÊNCIA APARENTE INSTALADA
- FATOR DE POTÊNCIA
- FATOR DE UTILIZAÇÃO
- FATOR DE SIMULTANEIDADE
- FATOR DE DEMANDA
- QUEDA DE TENSÃO DE CIRCUITO
- CORRENTE NOMINAL DA CARGA
- CORRENTE DE PROJETO
- CORRENTE DE CURTO-CIRCUITO MÁXIMA

30/09/2016	EMISSION INICIAL	FFA
DATA	DESCRIÇÃO	REVISÃO

RESPONSÁVEL CONTRATANTE:

RESPONSÁVEL CONSTRUTOR:

RESPONSÁVEL PROJETISTA: ENGENHEIRO ELETRICISTA EDUARDO RIBEIRO DOS SANTOS | CREA 75244-PR.

SECRETARIA DE INFRAESTRUTURA HÍDRICA E SANEAMENTO

BAHIA GOVERNO DO ESTADO

Consórcio CHS HYDROS ffa

PLANO URBANÍSTICO E AMBIENTAL E PROJETOS ESPECÍFICOS PARA O VETOR IPITANGA

CONTRATANTE:

SECRETARIA DE INFRAESTRUTURA HÍDRICA E SANEAMENTO - SIHS

FASE: PROJETO EXECUTIVO DISCIPLINA: ILUMINAÇÃO TEMA/PROJ. ESPECÍFICO: 2-BIRIBEIRA

TÍTULO: PRAÇA 1 - DIAGR. E QUADRO DE CARGAS Nº TEMA - Nº PRANCHA / TOTAL PRANCHAS

2-01 / 06

ENDEREÇO: ESTRADA DO RAPOSO, CASSANGE - SALVADOR/BA DATA EMISSÃO INICIAL: SET/2016 ESCALA: INDICADA

PROJETO Nº: 0365 PROJ.: DES.: DESENHO Nºº CONF.: VERIF.: APROV.:

NOTAS:

- OS CONDUTORES NÃO MEDIDOS (ENTRE A REDE COELBA E O MEDIDOS) DEVERÃO SER IDENTIFICADOS CONFORME PADRÃO COELBA:
 - FASE A - VERMELHO
 - FASE B - BRANCO
 - FASE C - MARROM
 - NEUTRO - AZUL CLARO
 - TERRA - VERDE

- NUMERAÇÃO DOS CONJUNTOS DE LUMINÁRIAS

IDENTIFICAÇÃO DA MEDIÇÃO Nº DO CIRCUITO

M M N F F

FASES DE LIGAÇÃO DAS LUMINÁRIAS

- PREVER FITA DE SINALIZAÇÃO A SER INSTALADA NO MÍNIMO 10CM ACIMA DE CABOS OU ELETRODUTOS ENTERRADOS, EM TODA A SUA EXTENSÃO


- A CAPACIDADE DE RUPTURA DOS MINIDISJUNTORES MODULARES "Icu" DE ACORDO COM ABNT NBR IEC 60947-2

- OS CONDUTORES INSTALADOS NO INTERIOR DOS QUADROS DEVEM SER AGRUPADOS POR CIRCUITOS E ARRUMADOS DE MODO A QUE SE EVITE UMA MONTAGEM MAL ACABADA. OS CIRCUITOS DEVEM SER IDENTIFICADOS PELA SUA NUMERAÇÃO COM ANILHAS, DE ACORDO COM O DIAGRAMA DE CADA QUADRO

- A IDENTIFICAÇÃO DOS QUADROS E DOS DISJUNTORES SERÁ FEITA COM PLAQUETAS DE ACRÍLICO

- ATRÁS DE CADA PORTA DOS QUADROS, A CONTRATADA DEVERÁ APRESENTAR UM DIAGRAMA UNIFILAR DOS MESMOS, DE ACORDO COM O PROJETO

- A FIRMA FORNECEDORA DOS QUADROS DEVERÁ APRESENTAR OS ESQUEMAS TRIFILARES, DIMENSÕES, GRAU DE PROTEÇÃO E CARACTERÍSTICAS PARA ANÁLISE DA FISCALIZAÇÃO DA OBRA

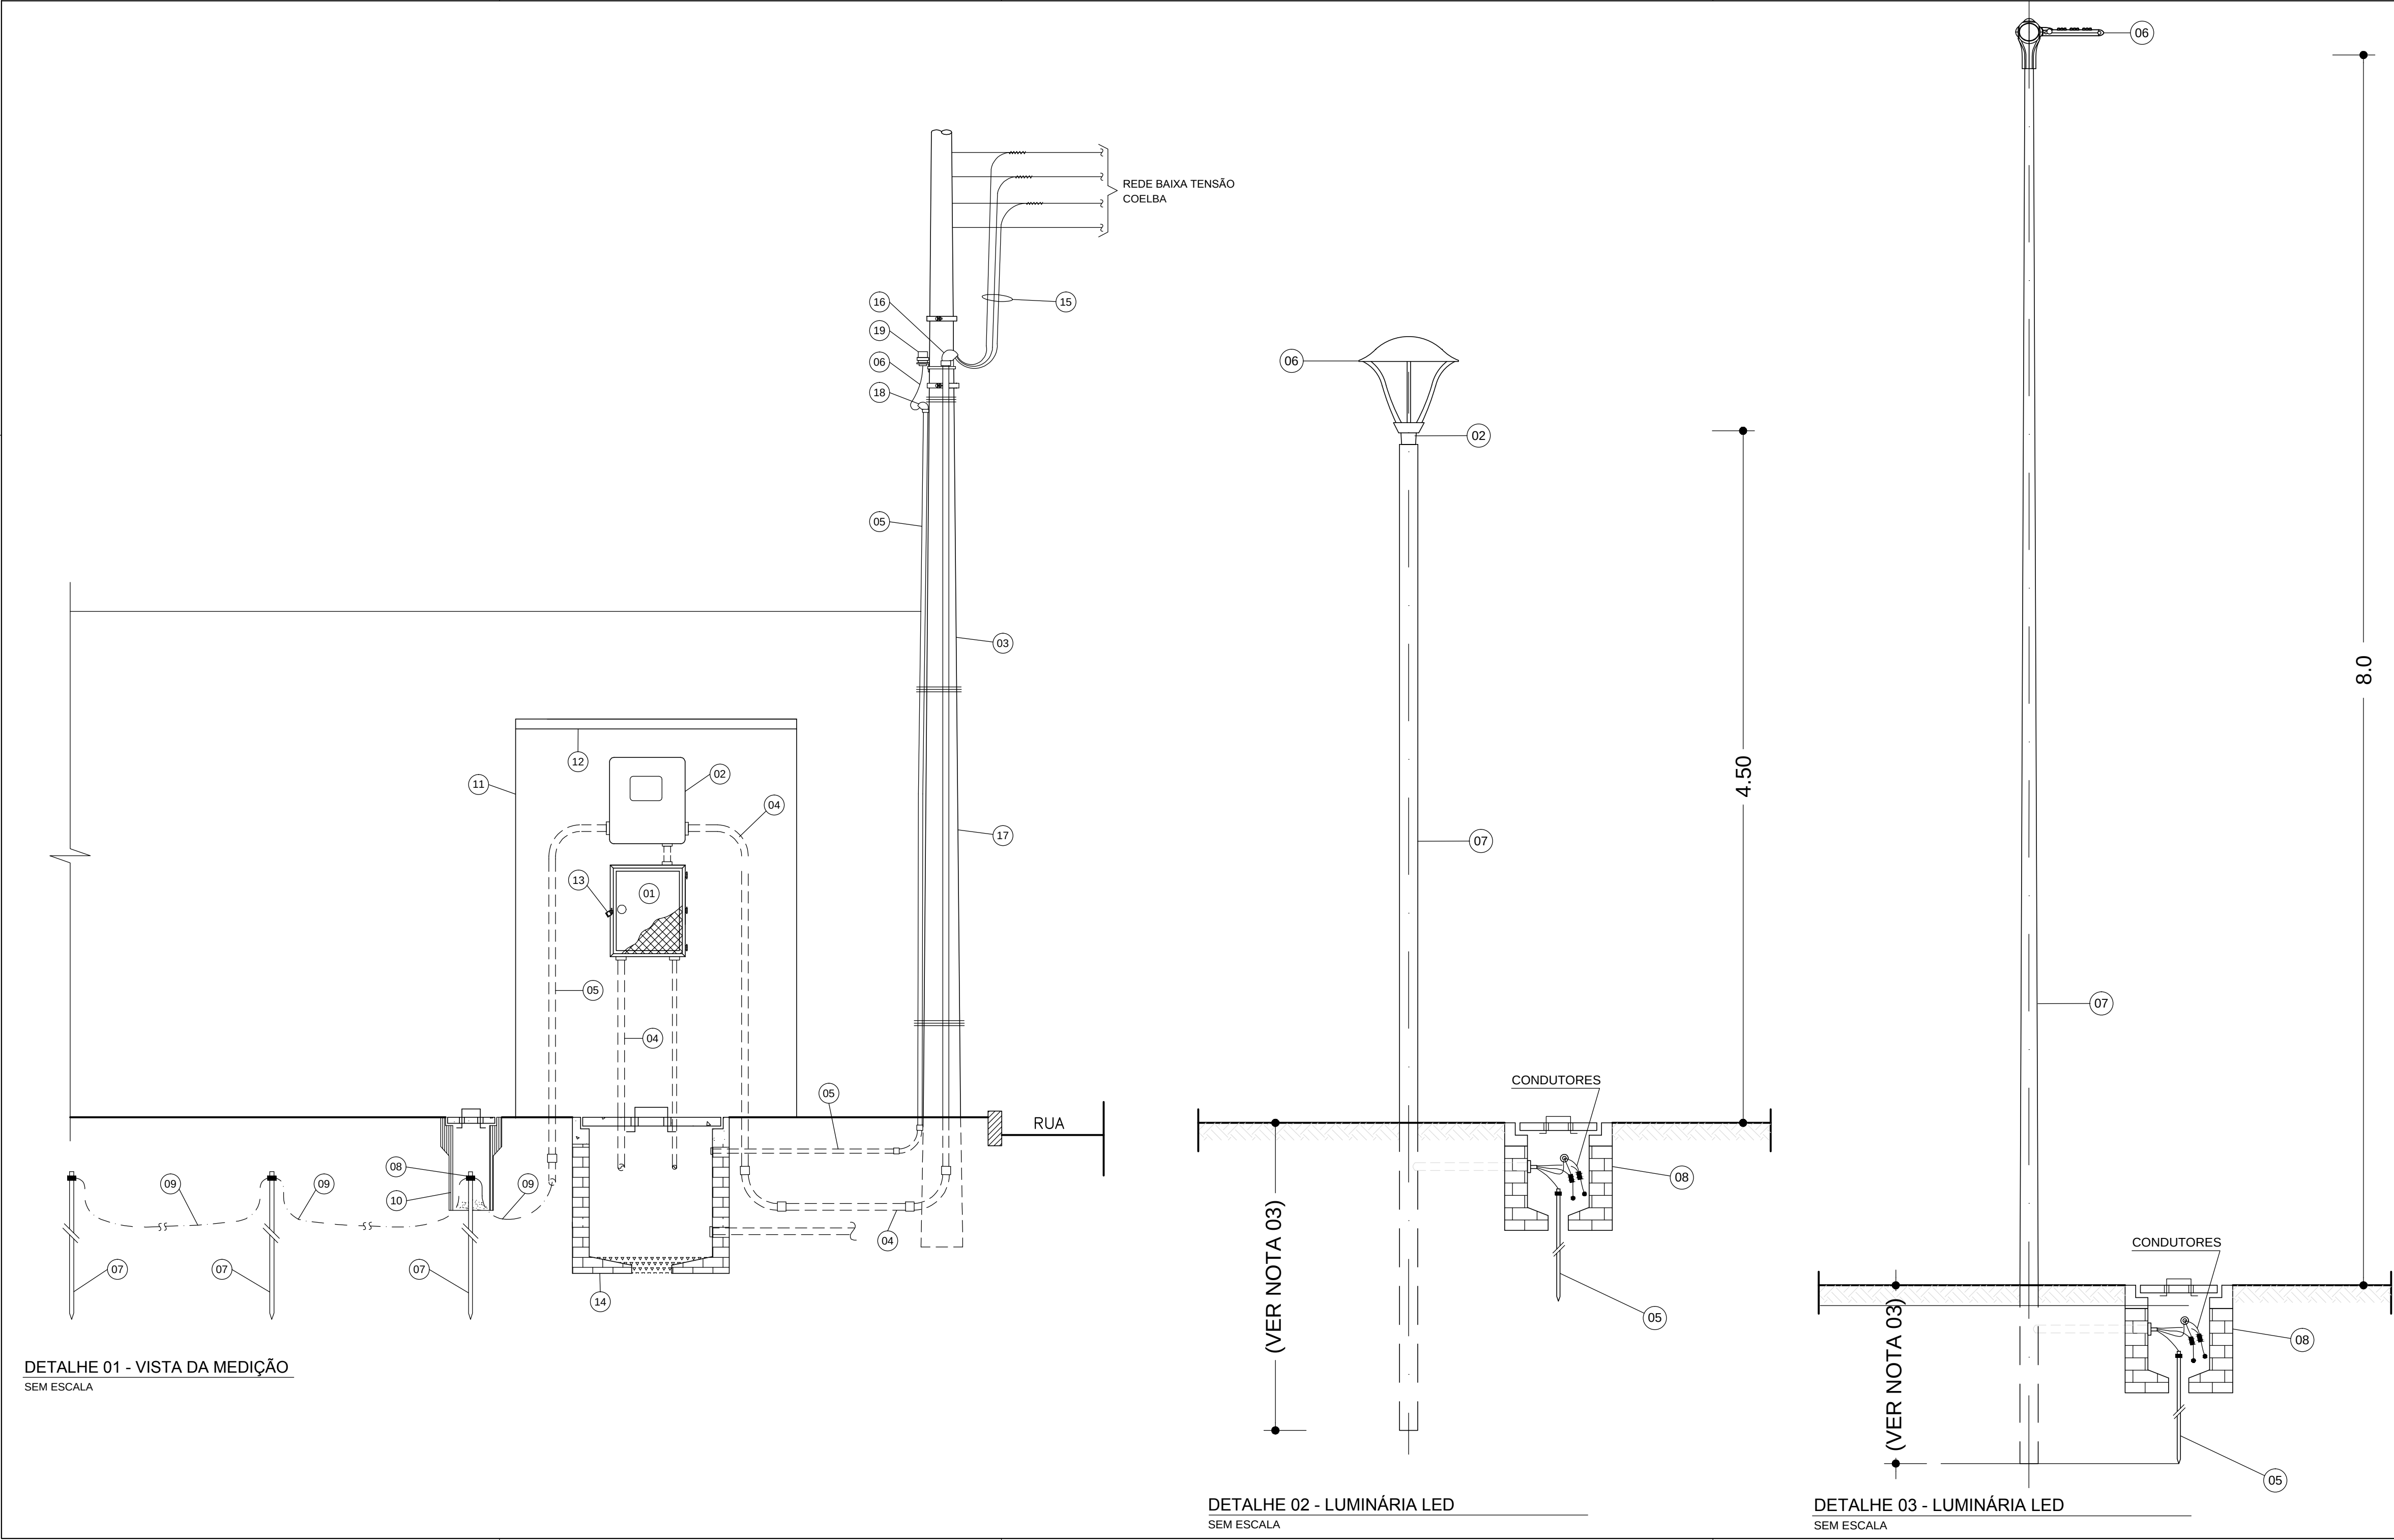

- LEGENDA DETALHES**
- 01 - SOLDA
 - 02 - SUPORTE PARA 1 PÉTALA, INSTALAÇÃO EM TOPO DE POSTE
 - 03 - CAP METÁLICO
 - 04 - PARAFUSO PRISIONEIRO
 - 05 - HASTE DE TERRA COBREADA TIPO COPPERWELD Ø 5/8 x 3,0m
 - 06 - LUMINÁRIA
 - 07 - POSTE DE AÇO GALVANIZADO
 - 08 - CAIXA EM ALVENARIA DE 40x40x50 COM TAMPA DE CONCRETO
- LEGENDA DA MEDIÇÃO**
- 01 - QUADRO DE PROTEÇÃO E DISTRIBUIÇÃO
 - 02 - CAIXA EM POLICARBONATO PARA MEDIDOR POLIFÁSICO, CONFORME PADRÃO COELBA
 - 03 - ELETRODUTO DE AÇO GALVANIZADO A FOGO, Ø 32
 - 04 - ELETRODUTO DE PVC RÍGIDO ROSCÁVEL, Ø 40
 - 05 - ELETRODUTO DE PVC RÍGIDO ROSCÁVEL, Ø 25
 - 06 - CONDUTOR DE COBRE ISOLADO EM PVC, 3 x 2,5 mm² CLASSE 0,6/1kV
 - 07 - HASTE DE TERRA COBREADA TIPO COPPERWELD Ø 5/8" x 3.0 m
 - 08 - CONECTOR DE ATERRAMENTO PARA HASTE Ø 5/8"
 - 09 - CABO DE COBRE NU Ø 6 mm²
 - 10 - CAIXA PARA INSPEÇÃO DE ATERRAMENTO EM MANILHA DE BARRO OU PVC Ø 6". COM TAMPA PARA ACESSO
 - 11 - MURETA DE ALVENARIA PARA PROTEÇÃO DO MEDIDOR E QUADRO DE DISTRIBUIÇÃO
 - 12 - COBERTURA EM CONCRETO PARA PROTEÇÃO DA MEDIÇÃO
 - 13 - DISPOSITIVO PARA FECHAMENTO POR CHAVE PADRÃO
 - 14 - CAIXA EM ALVENARIA COM TAMPA DE CONCRETO 60x60x60 cm
 - 15 - CABOS DE COBRE SINGELOS, ISOLAÇÃO EM PVC, CLASSE 0,6/1kV
 - 16 - ELBOW DE AÇO GALVANIZADO A FOGO Ø 32
 - 17 - POSTE CIRCULAR DE CONCRETO DA COELBA
 - 18 - ELBOW DE PVC Ø 25
 - 19 - RELÉ FOTOELÉTRICO COM BASE

- NOTAS:**
- TODAS AS PEÇAS METÁLICAS DEVERÃO SER GALVANIZADAS A FOGO, APÓS OS SERVIÇOS DE SOLDA, FURAÇÃO, REMOÇÃO DE REBARBAS, ETC.
 - O FABRICANTE DAS PEÇAS E DO POSTE SERÁ RESPONSÁVEL PELO DIMENSIONAMENTO MECÂNICO DOS MESMOS, CONSIDERANDO LUMINÁRIAS COM 30KG NAS DIMENSÕES INDICADAS
 - A SER DEFINIDO PELO FABRICANTE
 - O CONJUNTO POSTE/SUPORTE DAS LUMINÁRIAS E PROJETORES DEVERÁ SER PINTADO NA COR, CONFORME ESPECIFICAÇÕES TÉCNICAS.
 - REFERÊNCIAS DE LUMINÁRIAS CONFORME ESPECIFICAÇÃO TÉCNICA

30/09/2016	EMIÇÃO INICIAL	FFA
DATA	DESCRIÇÃO	REVISÃO

RESPONSÁVEL CONTRATANTE:

RESPONSÁVEL CONSTRUTOR:

RESPONSÁVEL PROJETISTA: ENGENHEIRO ELETRICISTA EDUARDO RIBEIRO DOS SANTOS | CREA 73240-PR.

SECRETARIA DE INFRAESTRUTURA HÍDRICA E SANEAMENTO

BAHIA GOVERNO DO ESTADO

Consórcio CHS HYDROS ffa

PLANO URBANÍSTICO E AMBIENTAL E PROJETOS ESPECÍFICOS PARA O VETOR IPITANGA


CONTRATANTE: SECRETARIA DE INFRAESTRUTURA HÍDRICA E SANEAMENTO - SIHS

FASE: PROJETO EXECUTIVO DISCIPLINA: ILUMINAÇÃO TEMA/PROJ. ESPECÍFICO: 2-BIRIBEIRA

TÍTULO: PRAÇA 1 - DIAGR. E QUADRO DE CARGAS Nº TEMA - Nº PRANCHA / TOTAL PRANCHAS 2-02 / 06

ENDEREÇO: ESTRADA DO RAPOSO, CASSANGE - SALVADOR/BA DATA EMISSÃO INICIAL: SET/2016 ESCALA: INDICADA

PROJETO Nº: 0365 PROJ.: DES.: CONF.: VERIF.: APROV.: DESENHO Nº

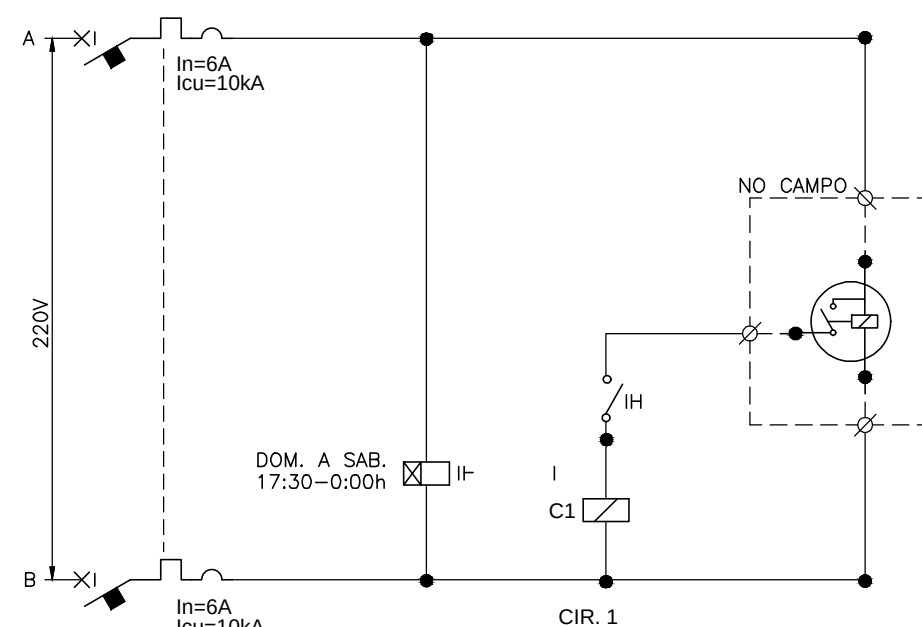

- RESPONSÁVEL PROJETISTA: ENGENHEIRO ELETRICISTA EDUARDO RIBEIRO DOS SANTOS | CREA 7524/D-PR

ffa

CONTRATANTE: _____

PROJETO EXECUTIVO	ILUMINAÇÃO	1-PÔR DO SOL
-------------------	------------	--------------

TÍTULO:	Nº TEMA - Nº PRANCHA / TOTAL PRANCHA
---------	--------------------------------------

PRAÇA 2 - DIAGR. E QUADRO DE CARGAS

ENDEREÇO:	DATA EMISSÃO INICIAL:	ESCALA:
ESTRADA DO RAPOSO, CASSANGE - SALVADOR/BA	SET/2016	INDICADA


PROJETO Nº:	PROJ.:	DES.:	REVISÃO Nº:
-------------	--------	-------	-------------

0365			DESENHO Nº
------	--	--	------------

DESENHO N°

8. A FIRMA FORNECEDORA DOS QUADROS DEVERÁ APRESENTAR OS ESQUEMAS TRIFILARES, DIMENSÕES, GRAU DE PROTEÇÃO E CARACTERÍSTICAS PARA ANÁLISE DA FISCALIZAÇÃO DA OBRA

C R C	LAMPADAS (W)					PERDA REAT. (W)					CARGA INSTALADA (W)	COSφ	CARGA INSTALADA (VA)	FATOR UTILIZAÇÃO	POTENCIA UTILIZADA (VA)	Ib (A)	ΔU (%)	TENSÃO (V)	FASES (A,B,C-N-T)	DESCRIÇÃO	
	53	150	230	400	1.000	15	25	35	35	65											
01	13										689	1,00	689	1	689	3,13	1,81	2x220	A, B	ILUMINAÇÃO PRAÇA RESERVA	
02											2000	0,92	2174	1	2174	9,88		2x220	B, C		
03																					
04																					
05																					
Σ POTENCIAS											2689		2863		2863						
FATOR DE SIMULTANEIDADE:											1										
DEMANDA PREVISTA:											2,69 KW / 2,87 KVA										
CORRENTE TOTAL (A):											7,51										
QUEDA DE TENSÃO TOTAL MÁXIMA CONSIDERANDO O RAMAL DE ENTRADA:											4,0%										

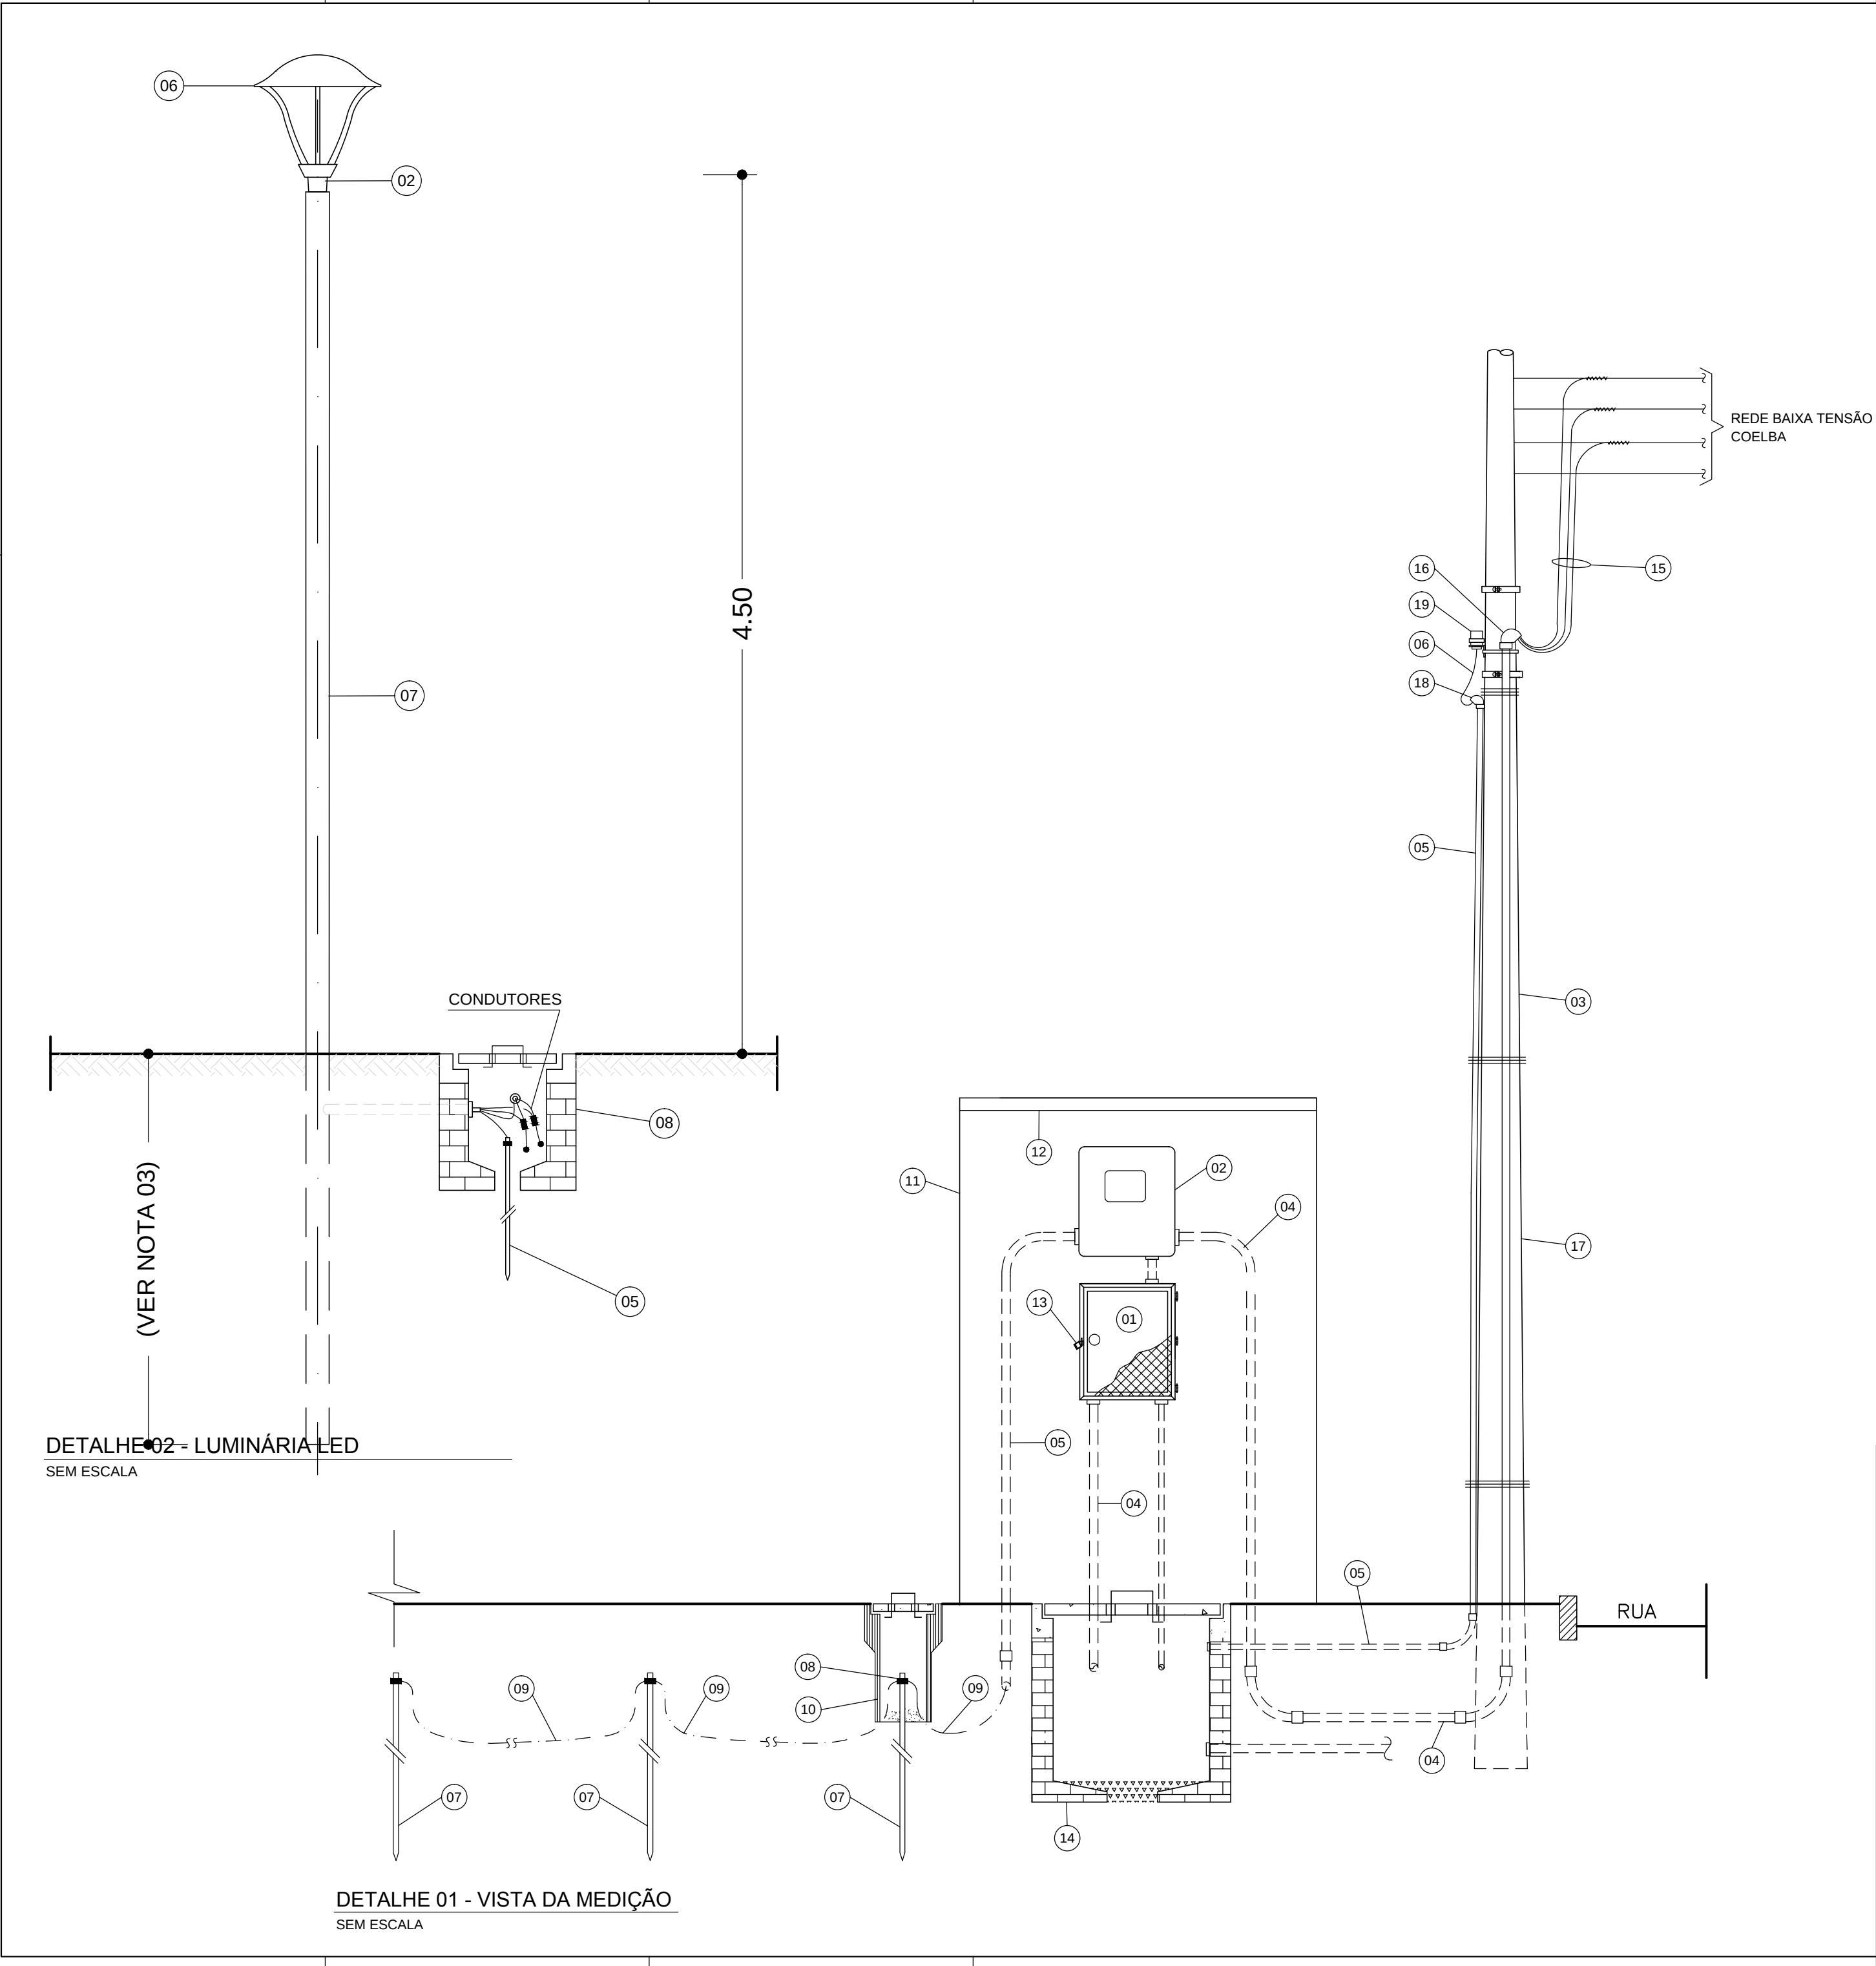

LEGENDA DETALHES

- 01 - SOLDA
- 02 - SUPORTE PARA 1 PÉTALA, INSTALAÇÃO EM TOPO DE POSTE
- 03 - CAP METÁLICO
- 04 - PARAFUSO PRISIONEIRO
- 05 - HASTE DE TERRA COBREADA TIPO COPPERWELD Ø 5/8 x 3,0m
- 06 - LUMINÁRIA
- 07 - POSTE DE AÇO GALVANIZADO
- 08 - CAIXA EM ALVENARIA DE 40x40x50 COM TAMPA DE CONCRETO

LEGENDA DA MEDIÇÃO

- 01 - QUADRO DE PROTEÇÃO E DISTRIBUIÇÃO
- 02 - CAIXA EM POLICARBONATO PARA MEDIDOR POLIFÁSICO, CONFORME PADRÃO COELBA
- 03 - ELETRODUTO DE AÇO GALVANIZADO A FOGO, Ø 32
- 04 - ELETRODUTO DE PVC RÍGIDO ROSCÁVEL, Ø 40
- 05 - ELETRODUTO DE PVC RÍGIDO ROSCÁVEL, Ø 25
- 06 - CONDUTOR DE COBRE ISOLADO EM PVC, 3 x 2,5 mm² CLASSE 0,6/1kV
- 07 - HASTE DE TERRA COBREADA TIPO COPPERWELD Ø 5/8" x 3.0 m
- 08 - CONECTOR DE ATERRAMENTO PARA HASTE Ø 5/8"
- 09 - CABO DE COBRE NU Ø 6 mm²
- 10 - CAIXA PARA INSPEÇÃO DE ATERRAMENTO EM MANILHA DE BARRO OU PVC Ø 6". COM TAMPA PARA ACESSO
- 11 - MURETA DE ALVENARIA PARA PROTEÇÃO DO MEDIDOR E QUADRO DE DISTRIBUIÇÃO
- 12 - COBERTURA EM CONCRETO PARA PROTEÇÃO DA MEDIÇÃO
- 13 - DISPOSITIVO PARA FECHAMENTO POR CHAVE PADRÃO
- 14 - CAIXA EM ALVENARIA COM TAMPA DE CONCRETO 60x60x60 cm
- 15 - CABOS DE COBRE SINGELOS, ISOLAÇÃO EM PVC, CLASSE 0,6/1kV
- 16 - ELBOW DE AÇO GALVANIZADO A FOGO Ø 32
- 17 - POSTE CIRCULAR DE CONCRETO DA COELBA
- 18 - ELBOW DE PVC Ø 25
- 19 - RELÉ FOTOELÉTRICO COM BASE

NOTAS:

- TODAS AS PEÇAS METÁLICAS DEVERÃO SER GALVANIZADAS A FOGO, APÓS OS SERVIÇOS DE SOLDA, FURAÇÃO, REMOÇÃO DE REBARBAS, ETC.
- O FABRICANTE DAS PEÇAS E DO POSTE SERÁ RESPONSÁVEL PELO DIMENSIONAMENTO MECÂNICO DOS MESMOS, CONSIDERANDO LUMINÁRIAS COM 30KG NAS DIMENSÕES INDICADAS
- A SER DEFINIDO PELO FABRICANTE
- O CONJUNTO POSTE/SUPORTE DAS LUMINÁRIAS E PROJETOES DEVERÁ SER PINTADO NA COR, CONFORME ESPECIFICAÇÕES TÉCNICAS.
- REFERÊNCIAS DE LUMINÁRIAS CONFORME ESPECIFICAÇÃO TÉCNICA

30/09/2016	EMIÇÃO INICIAL	FFA
DATA	DESCRIÇÃO	REVISÃO

RESPONSÁVEL CONTRATANTE:

RESPONSÁVEL CONSTRUTOR:

RESPONSÁVEL PROJETISTA: ENGENHEIRO ELETRICISTA EDUARDO RIBEIRO DOS SANTOS | CREA 7524/D-PR.

SECRETARIA DE INFRAESTRUTURA HÍDRICA E SANEAMENTO

BAHIA GOVERNO DO ESTADO

Consórcio CH2 HYDROS

ffa

PLANO URBANÍSTICO E AMBIENTAL
E PROJETOS ESPECÍFICOS PARA O VETOR IPITANGA

CONTRATANTE:
SECRETARIA DE INFRAESTRUTURA HÍDRICA E SANEAMENTO - SIHS

FASE: PROJETO EXECUTIVO DISCIPLINA: ILUMINAÇÃO TEMA/PROJ. ESPECÍFICO: 2-BIRIBEIRA

TÍTULO:
PRAÇA 2 - DIAGR. E QUADRO DE CARGAS


Nº TEMA - Nº PRANCHA / TOTAL PRANCHAS
2-04 / 06

ENDEREÇO:
ESTRADA DO RAPOSO, CASSANGE - SALVADOR/BA

DATA EMISSÃO INICIAL: SET/2016 ESCALA: INDICADA

PROJETO Nº: 0365 PROJ.: DES.: DESENHO Nº

CONF.: VERIF.: APROV.:

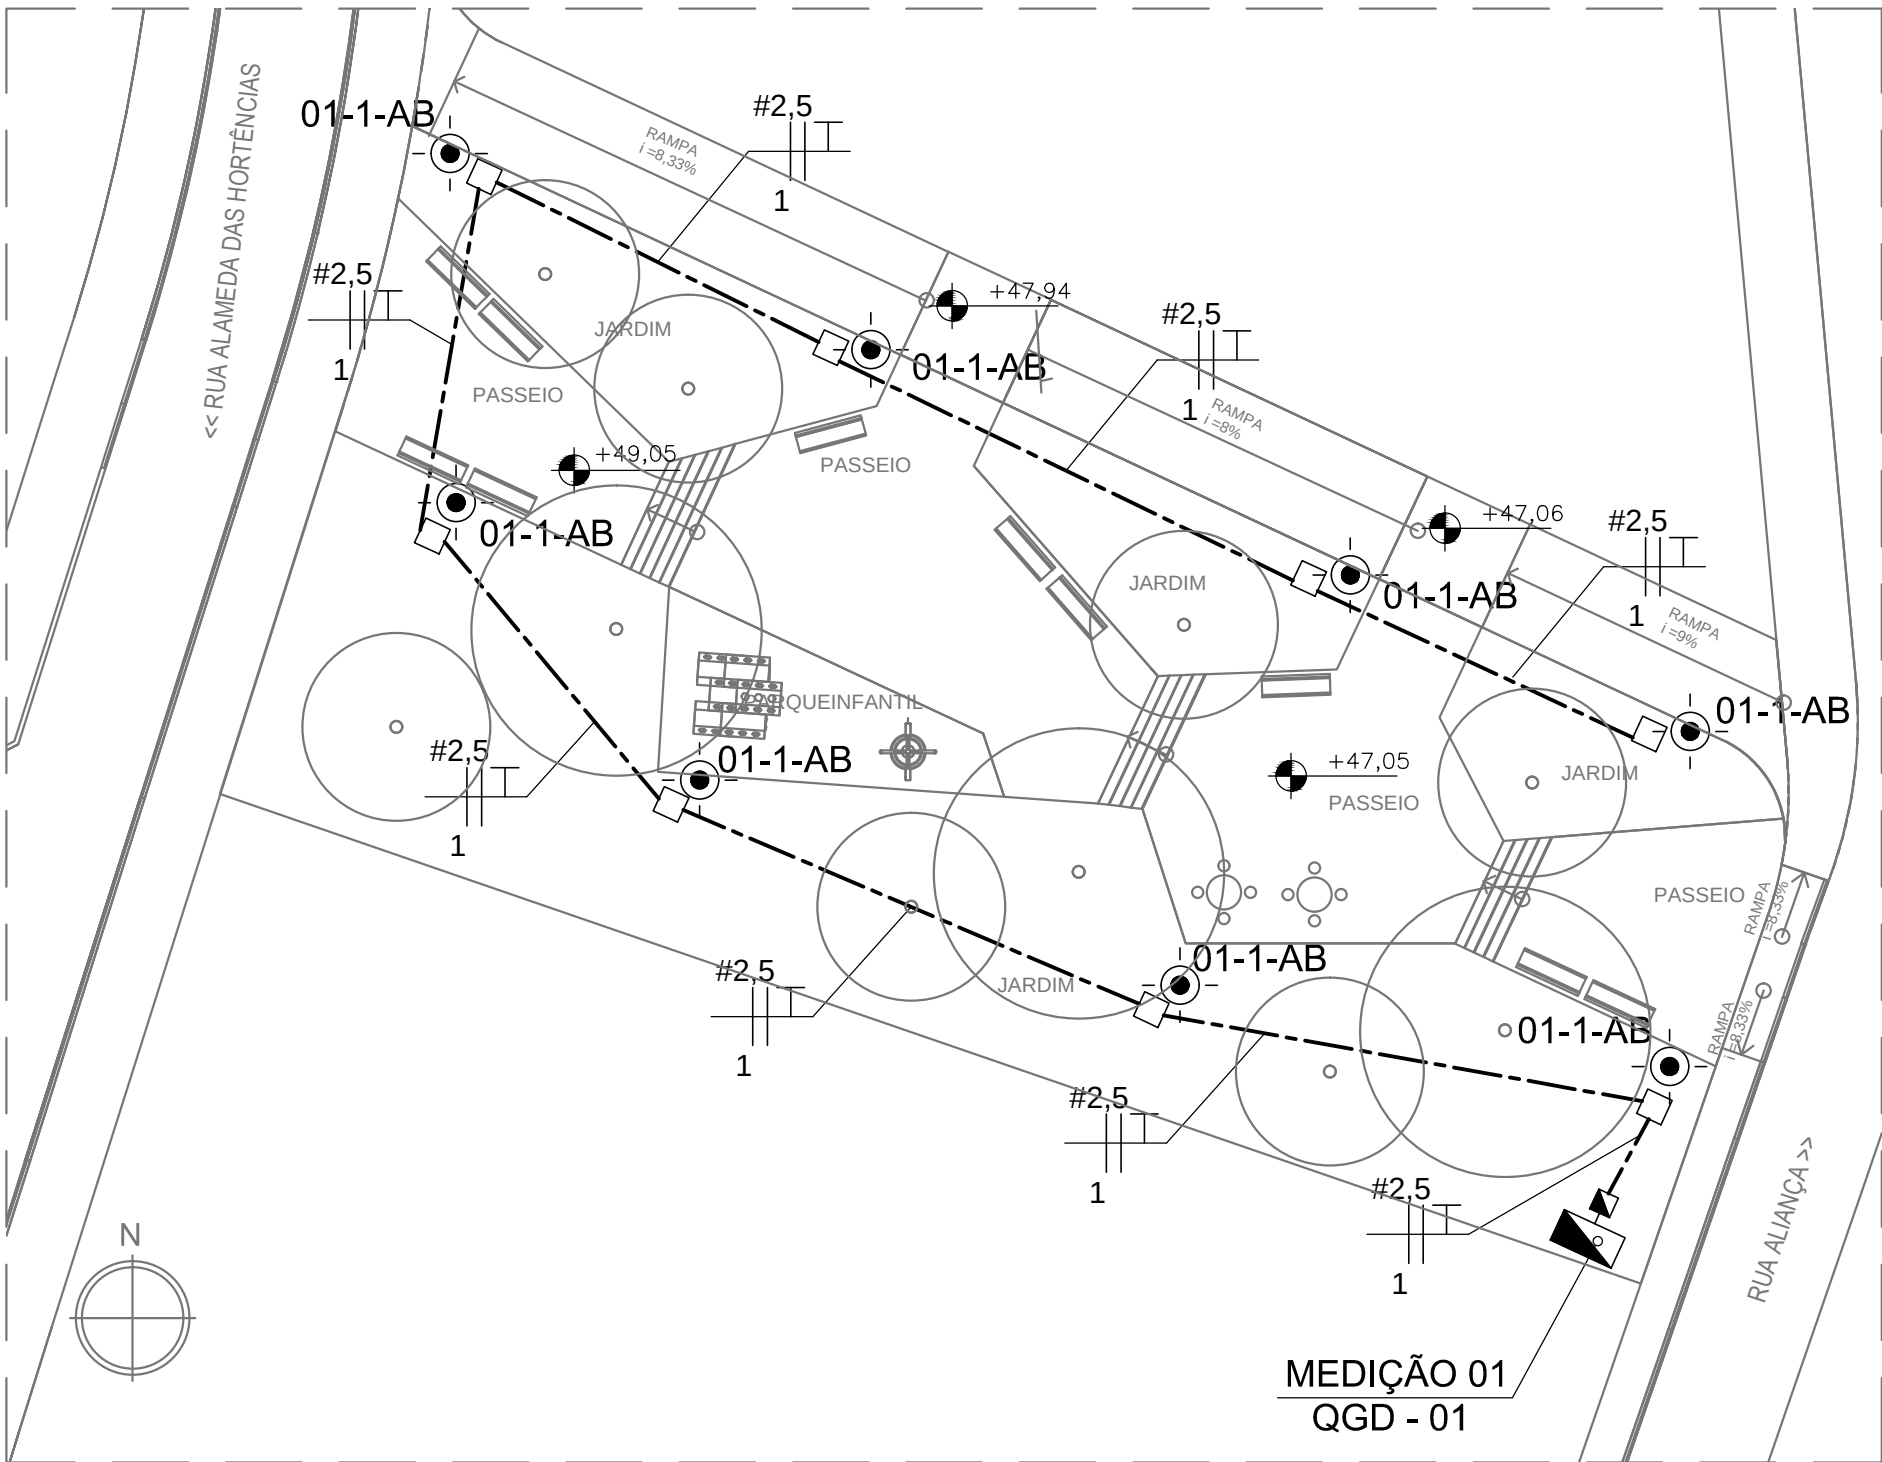

PLANTA BAIXA
ESCALA. 1 : 200

DIAGRAMA DE COMANDO QGD-1 (MEDIÇÃO 01)


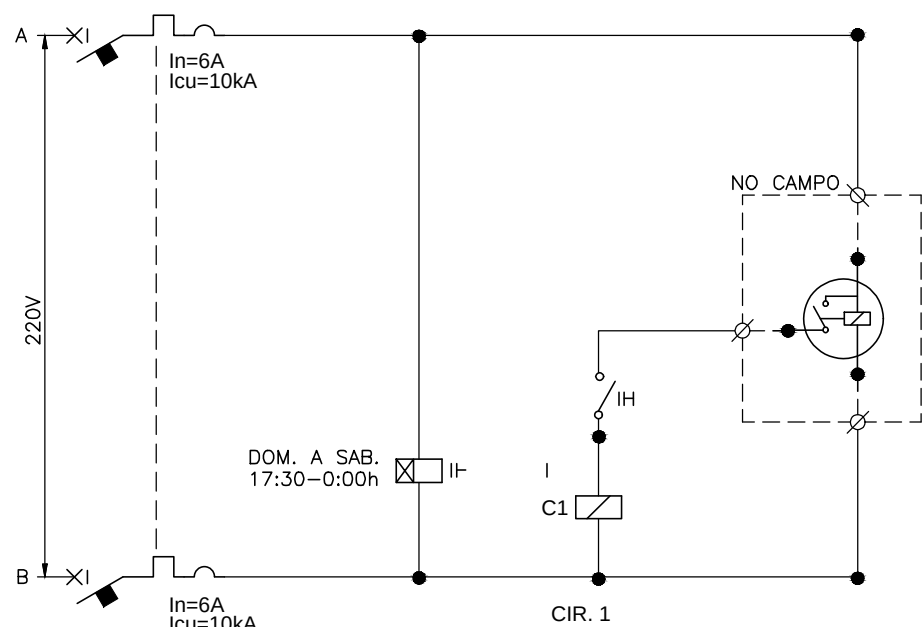



DIAGRAMA UNIFILAR QDG-1 (MEDIÇÃO 1)

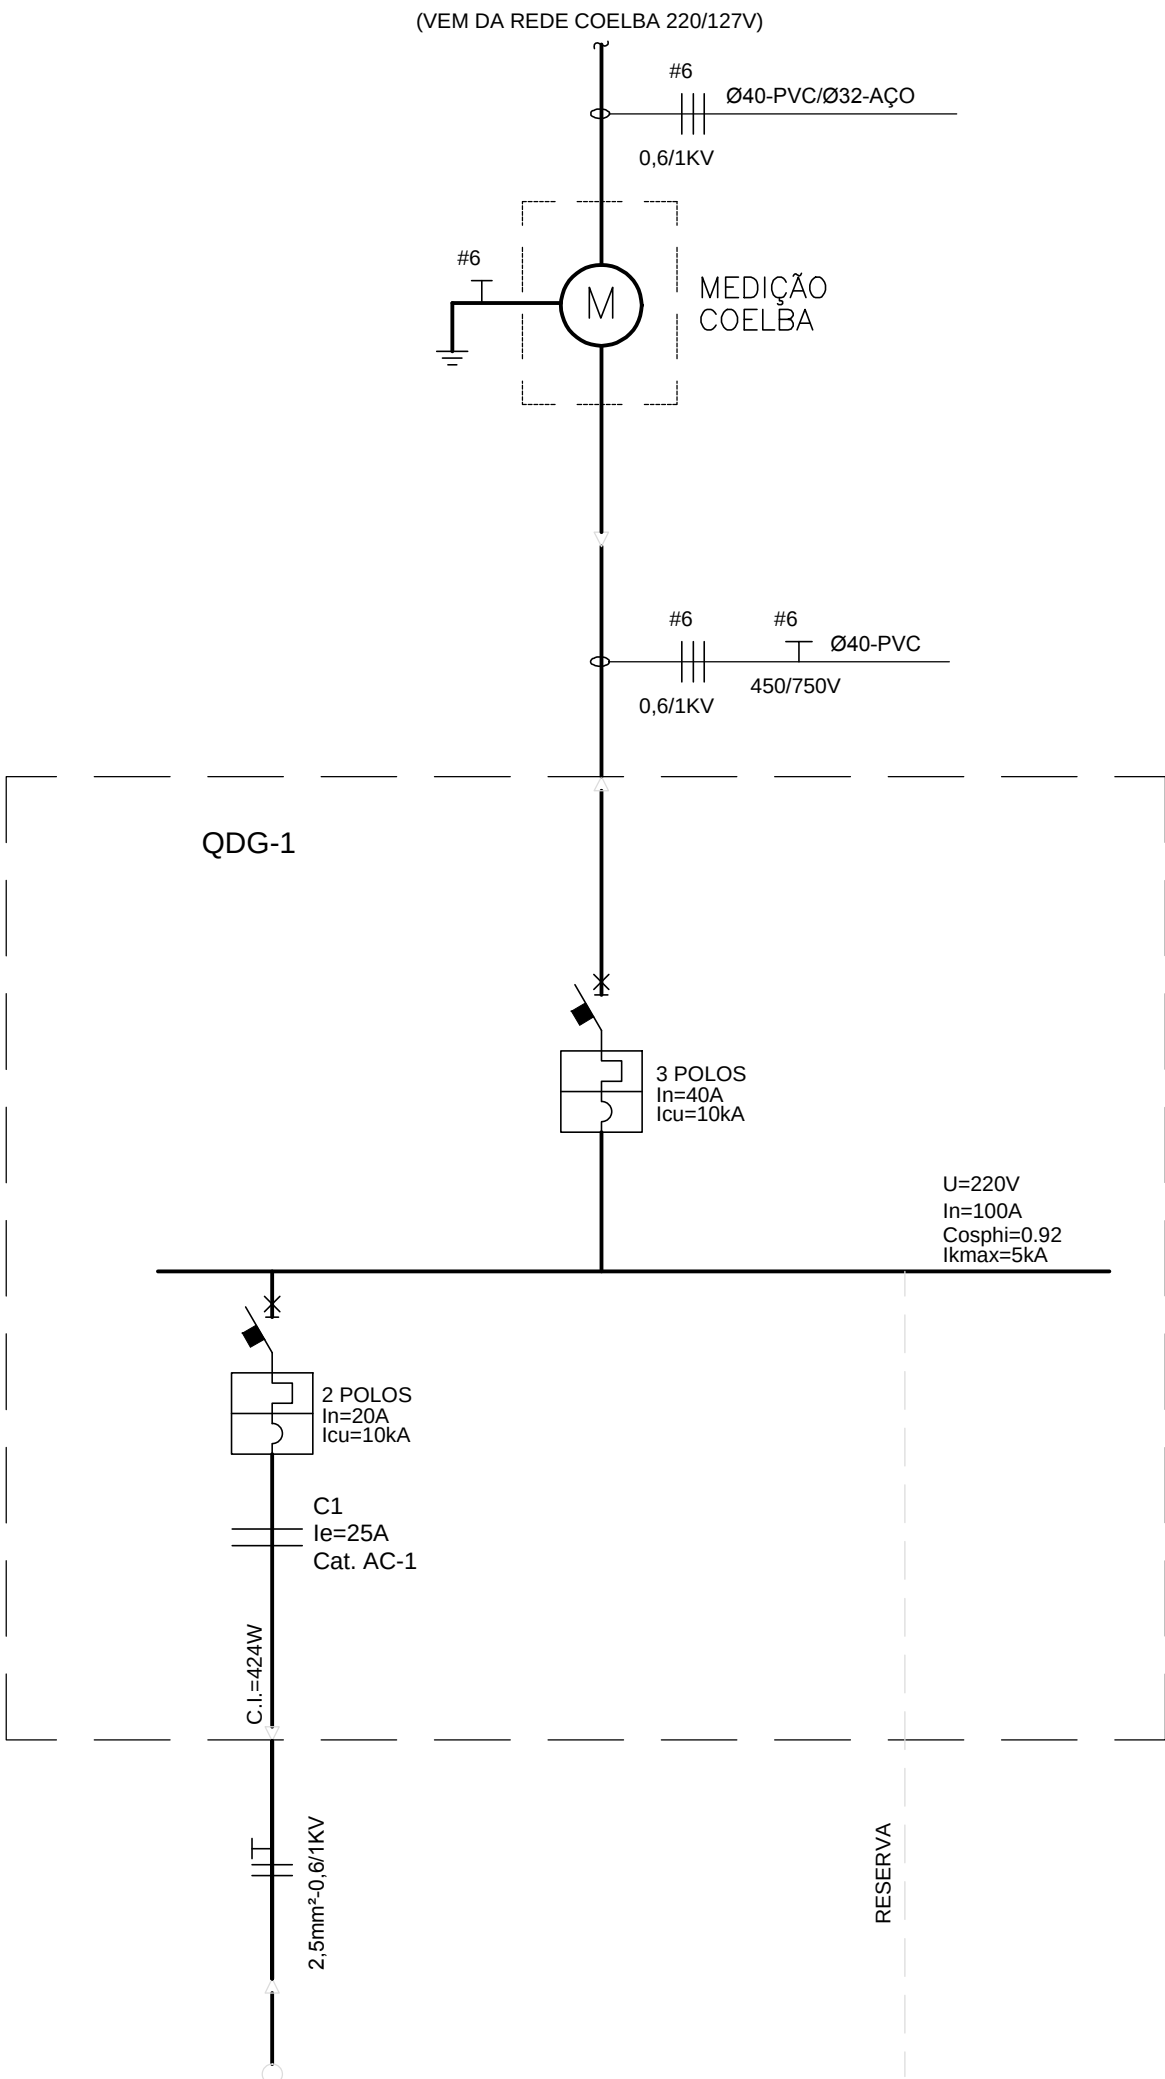

NOTAS:

- OS CONDUTORES NÃO MEDIDOS (ENTRE A REDE COELBA E O MEDIDOS) DEVERÃO SER IDENTIFICADOS CONFORME PADRÃO COELBA:
 - FASE A - VERMELHO
 - FASE B - BRANCO
 - FASE C - MARROM
 - NEUTRO - AZUL CLARO
 - TERRA - VERDE

2. NUMERAÇÃO DOS CONJUNTOS DE LUMINÁRIAS

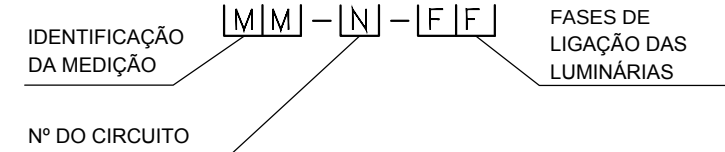

3. PREVER FITA DE SINALIZAÇÃO A SER INSTALADA NO MÍNIMO 10CM ACIMA DE CABOS OU ELETRODUTOS ENTERRADOS, EM TODA A SUA EXTENSÃO

4. A CAPACIDADE DE RUPTURA DOS MINIDISJUNTORES MODULARES "Icu" DE ACORDO COM ABNT NBR IEC 60947-2

5. OS CONDUTORES INSTALADOS NO INTERIOR DOS QUADROS DEVEM SER AGRUPADOS POR CIRCUITOS E ARRUMADOS DE MODO A QUE SE EVITE UMA MONTAGEM MAL ACABADA. OS CIRCUITOS DEVEM SER IDENTIFICADOS PELA SUA NUMERAÇÃO COM ANILHAS, DE ACORDO COM O DIAGRAMA DE CADA QUADRO

6. A IDENTIFICAÇÃO DOS QUADROS E DOS DISJUNTORES SERÁ FEITA COM PLAQUETAS DE ACRÍLICO

7. ATRÁS DE CADA PORTA DOS QUADROS, A CONTRATADA DEVERÁ APRESENTAR UM DIAGRAMA UNIFILAR DOS MESMOS, DE ACORDO COM O PROJETO

8. A FIRMA FORNECEDORA DOS QUADROS DEVERÁ APRESENTAR OS ESQUEMAS TRIFILARES, DIMENSÕES, GRAU DE PROTEÇÃO E CARACTERÍSTICAS PARA ANÁLISE DA FISCALIZAÇÃO DA OBRA

LEGENDA:

- DISJUNTOR (NÚMERO DE POLOS INDICADO).
- ATERRAMENTO
- CONTACTOR TRIPOLAR
- LUMINÁRIA PARA PISO, COM LÂMPADA LED 7,2W, REFERÊNCIA MODELO NOCTIS MAXI HIGH POWER, MARCAR SCHRÉDER OU EQUIVALENTE
- POSTE CIRCULAR METÁLICO COM 3 REFLETORES DE 400W, h=10,0m
- POSTE TIPO DE ENGASTAR, COM UMA LUMINÁRIA PARA LÂMPADA LED 230W (H=8,0M), REFERÊNCIA MODELO AKILA, MARCA SCHRÉDER OU EQUIVALENTE.
- LUMINÁRIA PARA LÂMPADA LED 51W, INSTALAÇÃO EM SUPORTE SOBRE POSTE METÁLICO TIPO DE ENGASTAR, H=4,5M (ÚTIL), REFERÊNCIA MODELO ISLA, MARCAR SCHRÉDER OU EQUIVALENTE. VER DETALHE 02 - PRANCHA 4/02
- POSTE DE CONCRETO EXISTENTE DA COELBA
- RELÉ FOTOELÉTRICO INSTALADO NO POSTE
- CAIXA DE PASSAGEM EM ALVENARIA OU CONCRETO 40X40X50 CM, COM TAMPA DE CONCRETO E FUNDO BRITADO PARA DRENAGEM
- CAIXA DE PASSAGEM EM ALVENARIA OU CONCRETO 60X60X60 CM, COM TAMPA DE CONCRETO E FUNDO BRITADO PARA DRENAGEM
- CAIXA DE PASSAGEM EM ALVENARIA, COM TAMPA DE CONCRETO E FUNDO BRITADO PARA DRENAGEM, 80X80X80 CM, QUANDO NÃO INDICADO
- CAIXA PARA MEDIÇÃO PADRÃO COELBA E QUADRO DE COMANDO E PROTEÇÃO, INSTALAÇÃO EM MURETA DE ALVENARIA CONFORME DETALHE 01 - PRANCHA 4/02
- CONDUTORES DE COBRE ISOLAÇÃO EM PVC CLASSE 0,6/1KV, INSTALAÇÃO EMBUTIDA EM ELETRODUTO FLEXÍVEL EM PEAD, A UMA PROFUNDIDADE MÍNIMA DE 0,5M, BITOLA Ø50 QUANDO NÃO INDICADO
- ELETRODUTO DE PVC RÍGIDO ROSCÁVEL, INSTALAÇÃO EMBUTIDA NO PISO A 70CM DE PROFUNDIDADE (MÍNIMO), PELO MÉTODO NÃO DESTRUTIVO
- ELETRODUTO EM PEAD PARA TRAVESSIA DE PISTA, INSTALAÇÃO EMBUTIDA NO PISO A 70 CM DE PROFUNDIDADE (MÍNIMO), PELO MÉTODO NÃO DESTRUTIVO
- CONDUTORES DE FASE E TERRA, BITOLA "B" MM², PERTENCENTES AO CIRCUITO "A" E INSTALADOS EM DUTO ØC
- POTÊNCIA APARENTE INSTALADA
- FATOR DE POTÊNCIA
- FATOR DE UTILIZAÇÃO
- FATOR DE SIMULTANEIDADE
- FATOR DE DEMANDA
- QUEDA DE TENSÃO DE CIRCUITO
- CORRENTE NOMINAL DA CARGA
- CORRENTE DE PROJETO
- CORRENTE DE CURTO-CIRCUITO MÁXIMA

30/09/2016	EMIÇÃO INICIAL	FFA
DATA	DESCRIÇÃO	REVISÃO

RESPONSÁVEL CONTRATANTE:

RESPONSÁVEL CONSTRUTOR:

RESPONSÁVEL PROJETISTA: ENGENHEIRO ELETRICISTA EDUARDO RIBEIRO DOS SANTOS | CREA 7524/DFR.

SECRETARIA DE INFRAESTRUTURA HÍDRICA E SANEAMENTO

BAHIA GOVERNO DO ESTADO

Consórcio CHS HYDROS ffa

PLANO URBANÍSTICO E AMBIENTAL
E PROJETOS ESPECÍFICOS PARA O VETOR IPITANGA

CONTRATANTE:
SECRETARIA DE INFRAESTRUTURA HÍDRICA E SANEAMENTO - SIHS


FASE: PROJETO EXECUTIVO DISCIPLINA: ILUMINAÇÃO TEMA/PROJ. ESPECÍFICO: 2-BIRIBEIRA

TÍTULO: PRAÇA 3 - DIAGR. E QUADRO DE CARGAS Nº TEMA - Nº PRANCHA / TOTAL PRANCHAS
2-05 / 06

ENDEREÇO: ESTRADA DO RAPOSO, CASSANGE - SALVADOR/BA DATA EMISSÃO INICIAL: SET/2016 ESCALA: INDICADA

PROJETO Nº: 0365 PROJ.: DES.: DESENHO Nº

CONF.: VERIF.: APROV.:

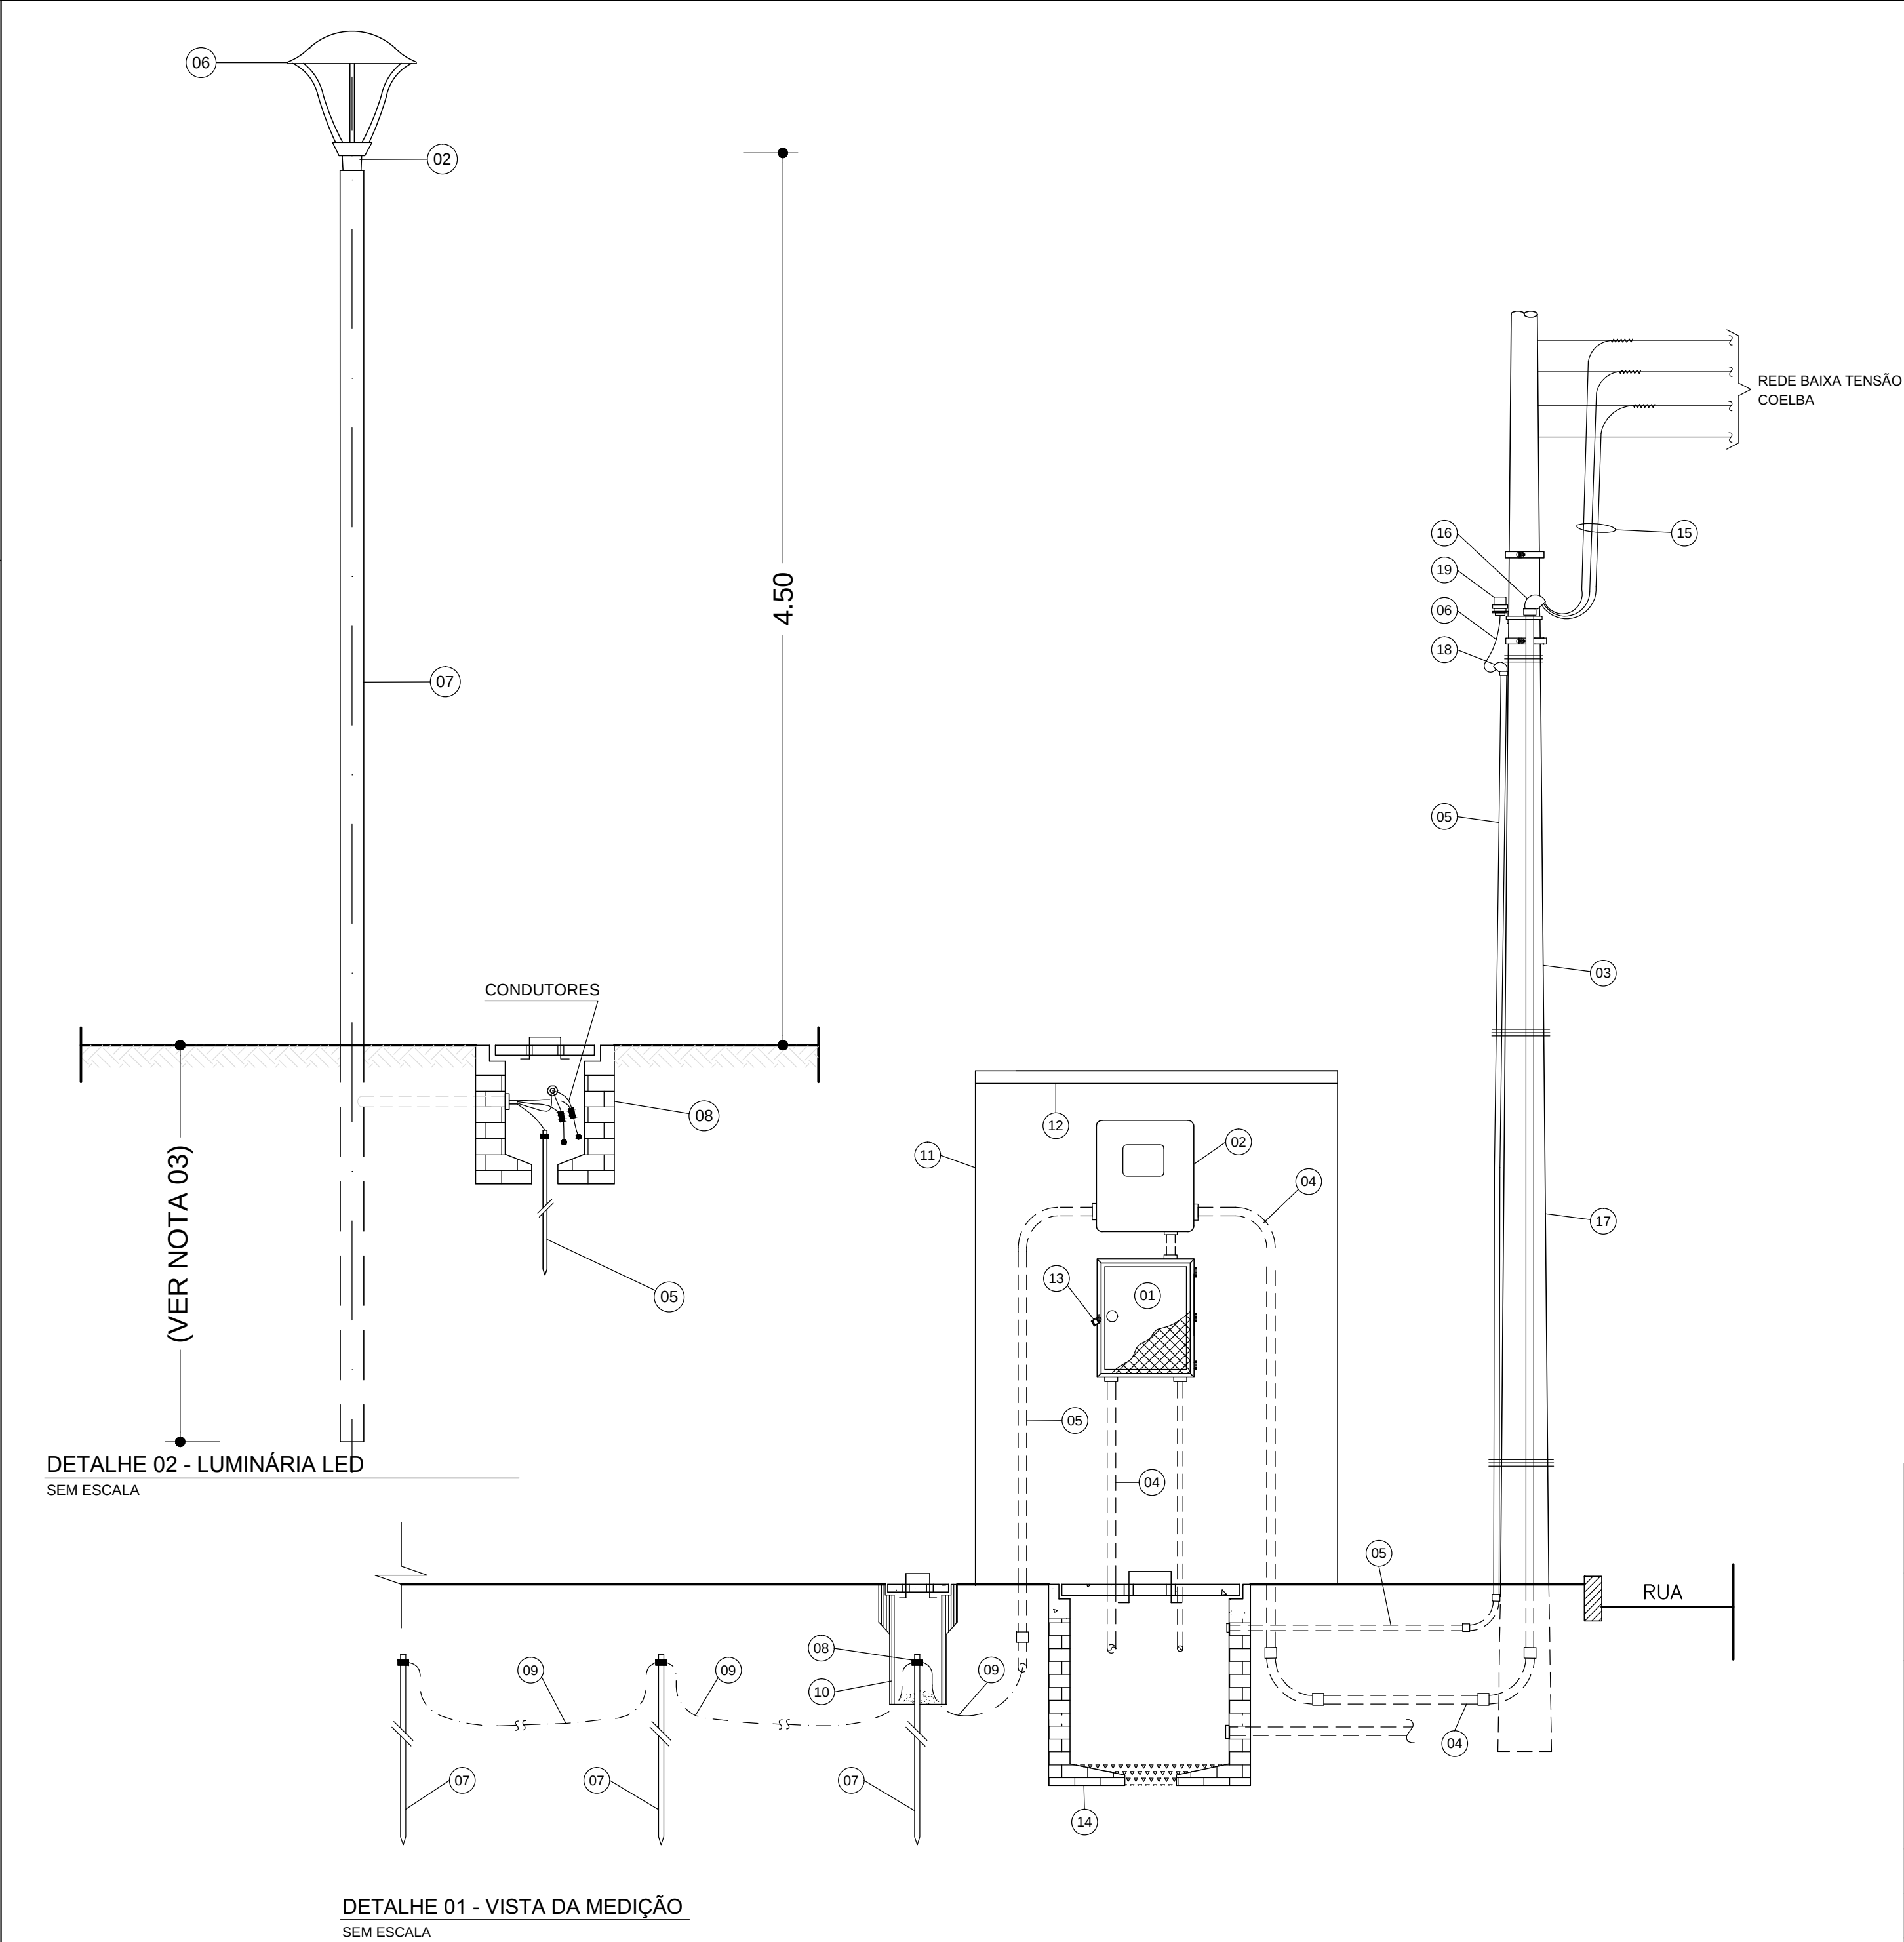

- LEGENDA DETALHES**
- 01 - SOLDA
 - 02 - SUPORTE PARA 1 PÉTALA, INSTALAÇÃO EM TOPO DE POSTE
 - 03 - CAP METÁLICO
 - 04 - PARAFUSO PRISIONEIRO
 - 05 - HASTE DE TERRA COBREADA TIPO COPPERWELD Ø 5/8 x 3,0m
 - 06 - LUMINÁRIA
 - 07 - POSTE DE AÇO GALVANIZADO
 - 08 - CAIXA EM ALVENARIA DE 40x40x50 COM TAMPA DE CONCRETO

- LEGENDA DA MEDIÇÃO**
- 01 - QUADRO DE PROTEÇÃO E DISTRIBUIÇÃO
 - 02 - CAIXA EM POLICARBONATO PARA MEDIDOR POLIFÁSICO, CONFORME PADRÃO COELBA
 - 03 - ELETRODUTO DE AÇO GALVANIZADO A FOGO, Ø 32
 - 04 - ELETRODUTO DE PVC RÍGIDO ROSCÁVEL, Ø 40
 - 05 - ELETRODUTO DE PVC RÍGIDO ROSCÁVEL, Ø 25
 - 06 - CONDUTOR DE COBRE ISOLADO EM PVC, 3 x 2,5 mm² CLASSE 0,6/1kV
 - 07 - HASTE DE TERRA COBREADA TIPO COPPERWELD Ø 5/8" x 3.0 m
 - 08 - CONECTOR DE ATERRAMENTO PARA HASTE Ø 5/8"
 - 09 - CABO DE COBRE NU Ø 6 mm²
 - 10 - CAIXA PARA INSPEÇÃO DE ATERRAMENTO EM MANILHA DE BARRO OU PVC Ø 6", COM TAMPA PARA ACESSO
 - 11 - MURETA DE ALVENARIA PARA PROTEÇÃO DO MEDIDOR E QUADRO DE DISTRIBUIÇÃO
 - 12 - COBERTURA EM CONCRETO PARA PROTEÇÃO DA MEDIÇÃO
 - 13 - DISPOSITIVO PARA FECHAMENTO POR CHAVE PADRÃO
 - 14 - CAIXA EM ALVENARIA COM TAMPA DE CONCRETO 60x60x60 cm
 - 15 - CABOS DE COBRE SINGELOS, ISOLAÇÃO EM PVC, CLASSE 0,6/1kV
 - 16 - ELBOW DE AÇO GALVANIZADO A FOGO Ø 32
 - 17 - POSTE CIRCULAR DE CONCRETO DA COELBA
 - 18 - ELBOW DE PVC Ø 25
 - 19 - RELÉ FOTOELÉTRICO COM BASE

- NOTAS:**
- TODAS AS PEÇAS METÁLICAS DEVERÃO SER GALVANIZADAS A FOGO, APÓS OS SERVIÇOS DE SOLDA, FURAÇÃO, REMOÇÃO DE REBARBAS, ETC.
 - O FABRICANTE DAS PEÇAS E DO POSTE SERÁ RESPONSÁVEL PELO DIMENSIONAMENTO MECÂNICO DOS MESMOS, CONSIDERANDO LUMINÁRIAS COM 30KG NAS DIMENSÕES INDICADAS
 - A SER DEFINIDO PELO FABRICANTE
 - O CONJUNTO POSTE/SUPORTE DAS LUMINÁRIAS E PROJETORES DEVERÁ SER PINTADO NA COR, CONFORME ESPECIFICAÇÕES TÉCNICAS.
 - REFERÊNCIAS DE LUMINÁRIAS CONFORME ESPECIFICAÇÃO TÉCNICA

30/09/2016	EMIÇÃO INICIAL	FFA
DATA	DESCRIÇÃO	REVISÃO

RESPONSÁVEL CONTRATANTE:

RESPONSÁVEL CONSTRUTOR:

RESPONSÁVEL PROJETISTA: ENGENHEIRO ELETRICISTA EDUARDO RIBEIRO DOS SANTOS | CREIA 7524/D-PR.

SECRETARIA DE INFRAESTRUTURA HÍDRICA E SANEAMENTO

BAHIA GOVERNO DO ESTADO

Consórcio CH2 HYDROS

ffa

PLANO URBANÍSTICO E AMBIENTAL
E PROJETOS ESPECÍFICOS PARA O VETOR IPITANGA

CONTRATANTE:
SECRETARIA DE INFRAESTRUTURA HÍDRICA E SANEAMENTO - SIHS


FASE: PROJETO EXECUTIVO DISCIPLINA: ILUMINAÇÃO TEMA/PROJ. ESPECÍFICO: 2-BIRIBEIRA

TÍTULO: PRAÇA 3 - DIAGR. E QUADRO DE CARGAS Nº TEMA - Nº PRANCHA / TOTAL PRANCHAS: 2-06 / 06

ENDEREÇO: ESTRADA DO RAPOSO, CASSANGE - SALVADOR/BA DATA EMISSÃO INICIAL: SET/2016 ESCALA: INDICADA



PROJETO Nº: 0365 PROJ.: DES.: DESENHO Nº

CONF.: VERIF.: APROV.:

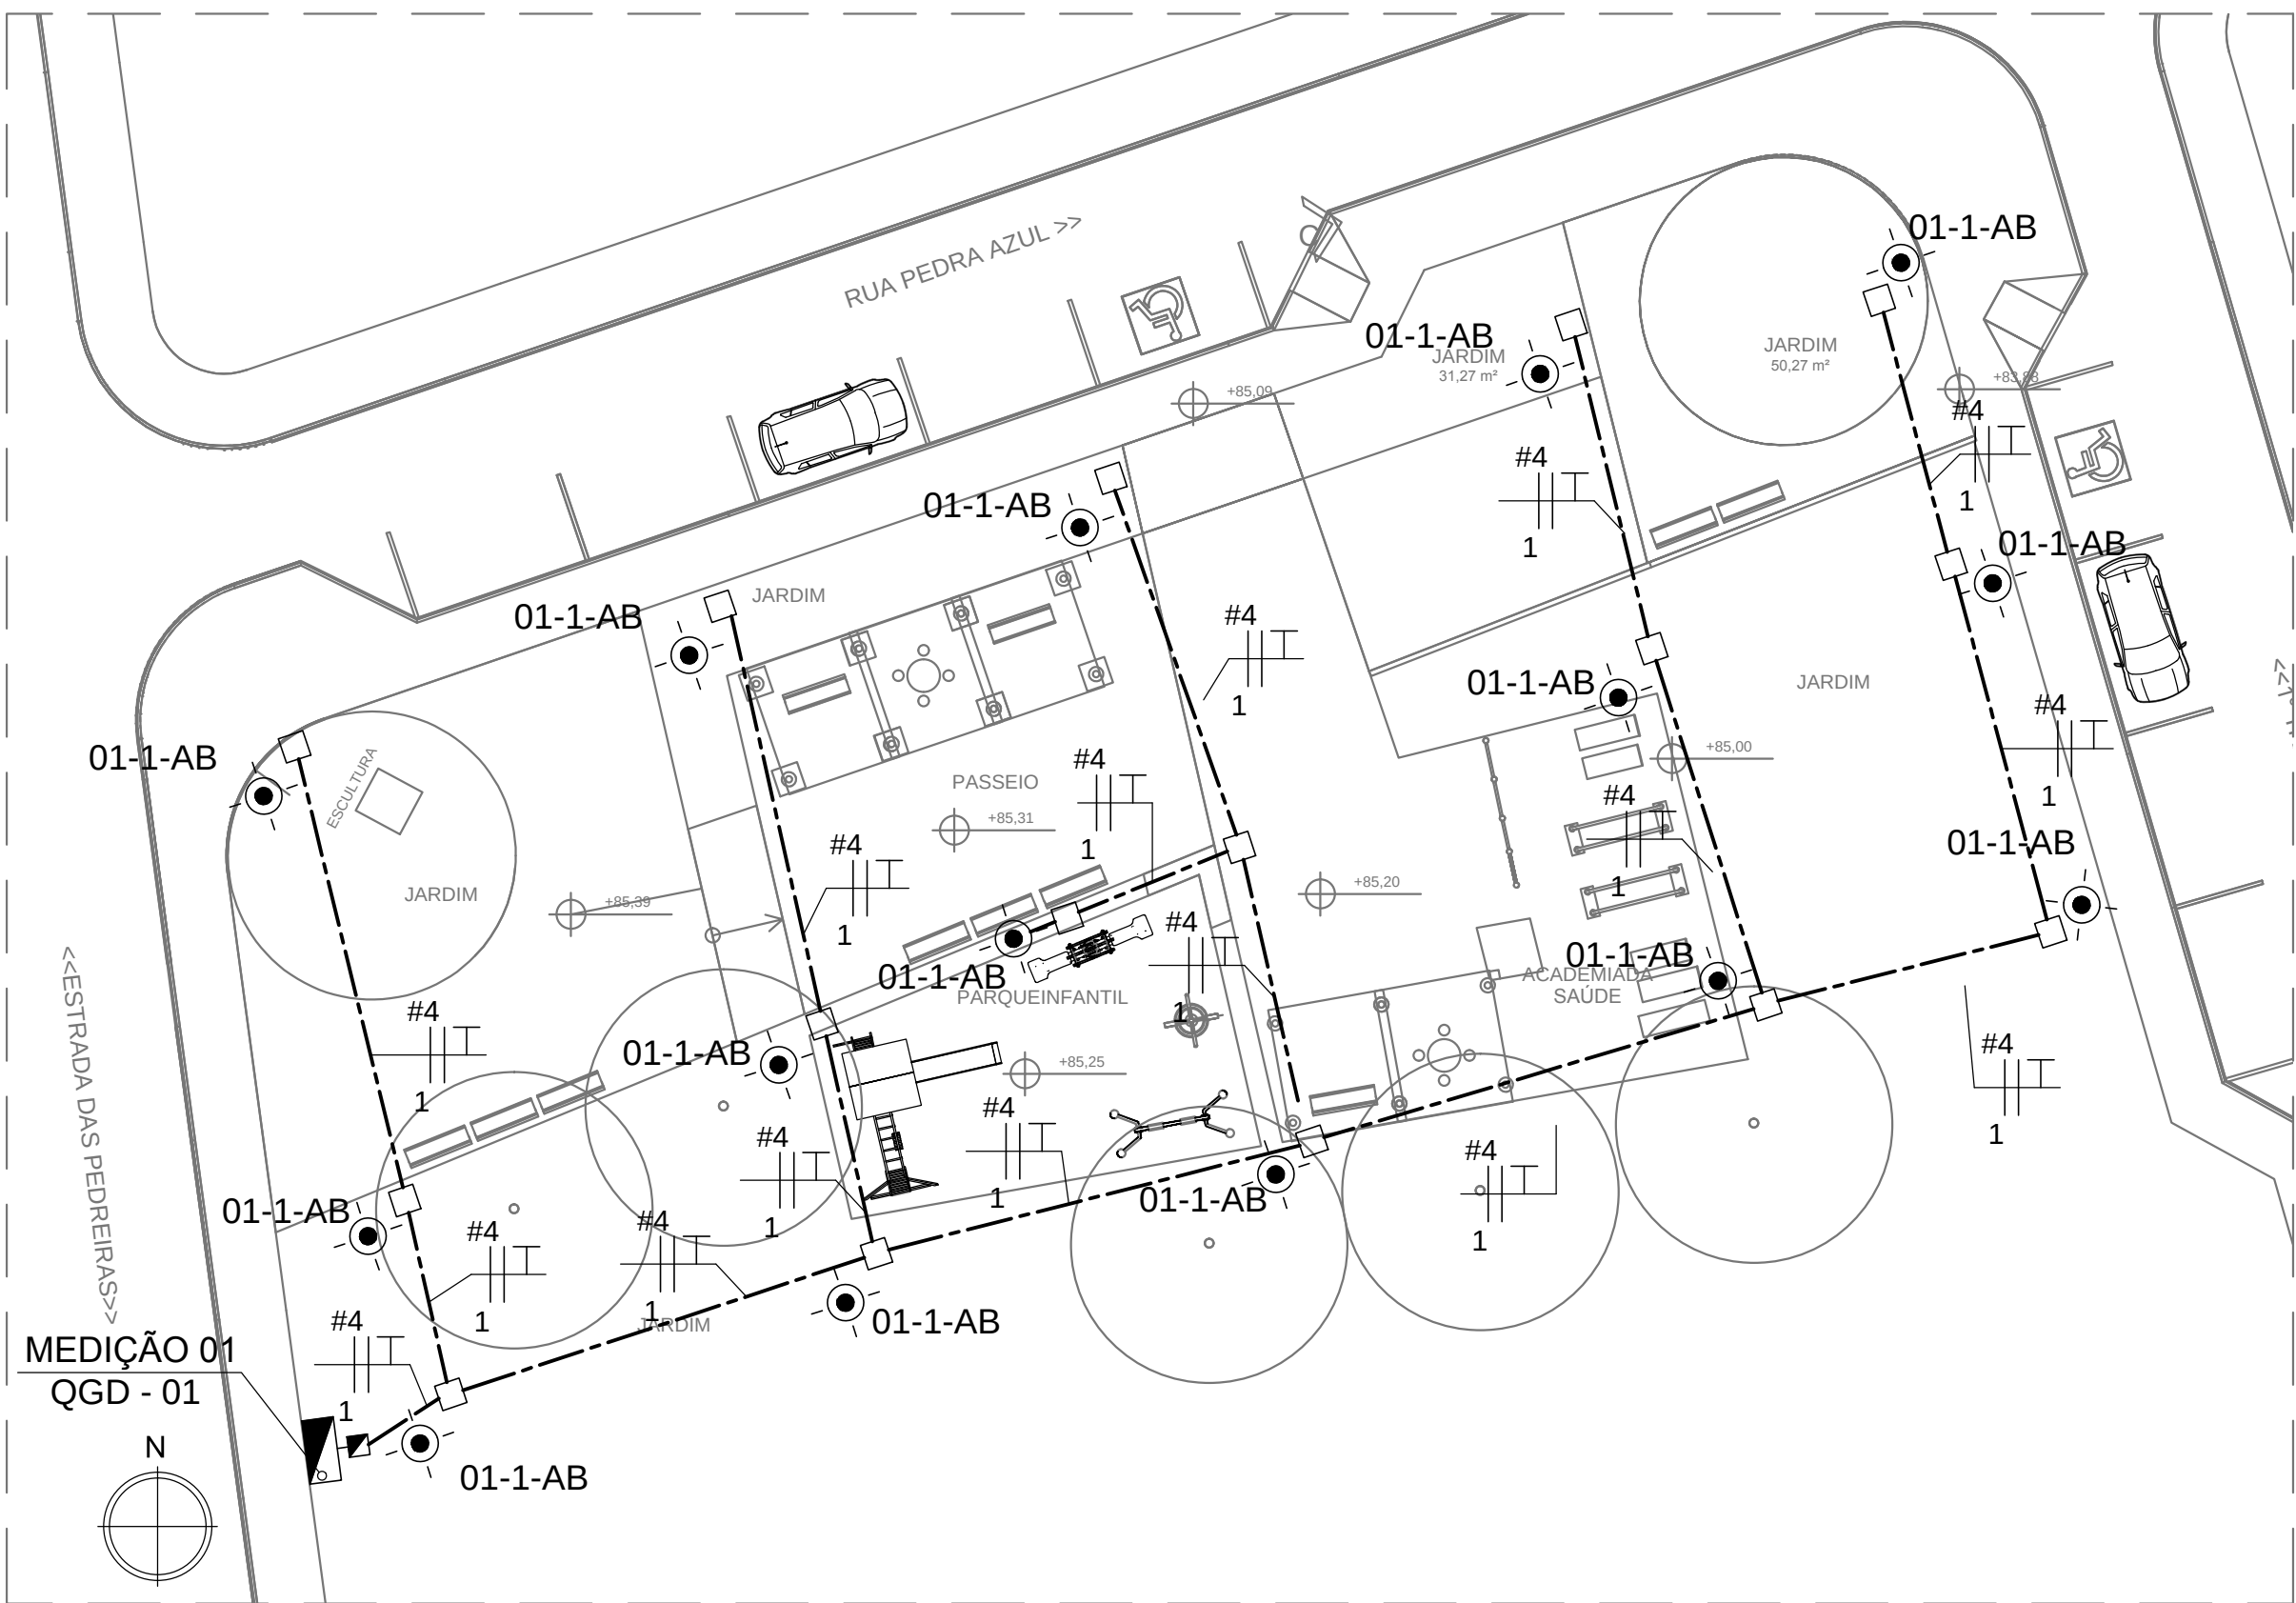

PLANTA BAIXA
ESCALA. 1 : 200

QUADRO DE CARGAS QDG--1																					
C I R C	LAMPADAS (W)					PERDA REAT. (W)					CARGA INSTALADA (W)	COS φ	CARGA INSTALADA (VA)	FATOR UTILIZAÇÃO	POTENCIA UTILIZADA (VA)	Ib (A)	ΔU (%)	TENSÃO (V)	FASES (A,B,C--N--T)	DESCRIÇÃO	
	53	150	250	400	1.000	15	25	35	35	65											
01	15										795	1	795	1	795	3,61	1,23	220	A, B	ILUMINAÇÃO PRAÇA	
02																					
03																					
04																					
05											2000	0,92	2174	1	2174	9,9		220	A, C	RESERVA	
Σ POTENCIAS											2795		2969		2969						
FATOR DE SIMULTANEIDADE:											1										
DEMANDA PREVISTA:											2,80 kW / 2,97 kVA										
CORRENTE TOTAL (A):											7,79										
QUEDA DE TENSÃO TOTAL MÁXIMA CONSIDERANDO O RAMAL DE ENTRADA:											4%										

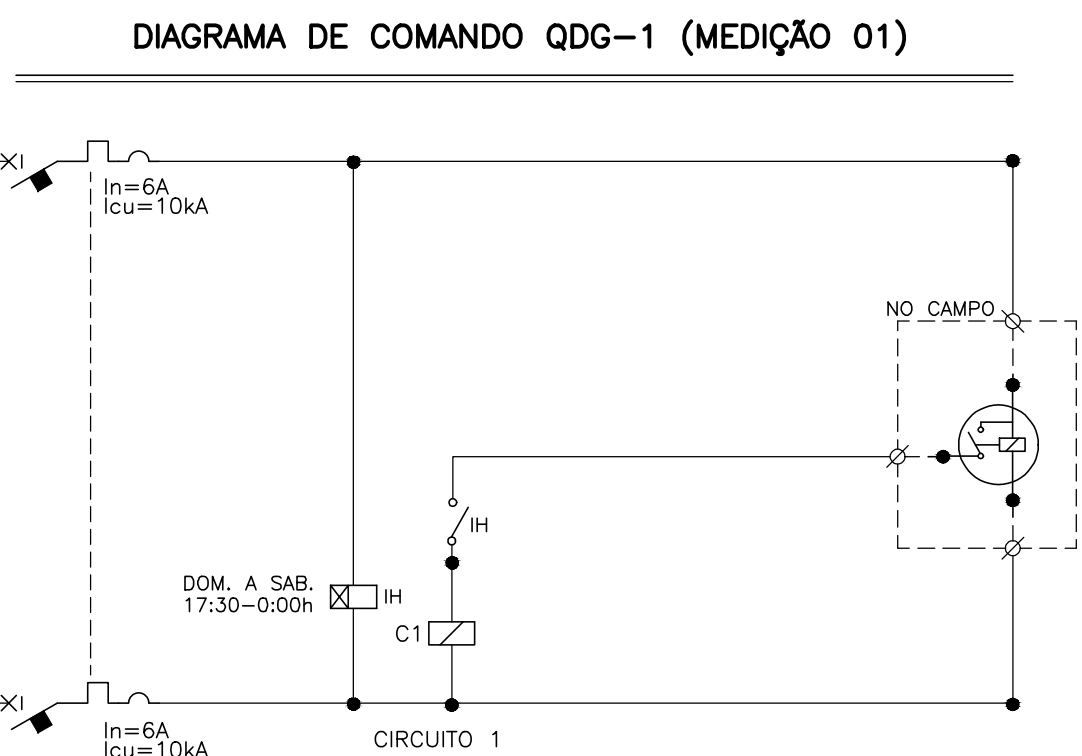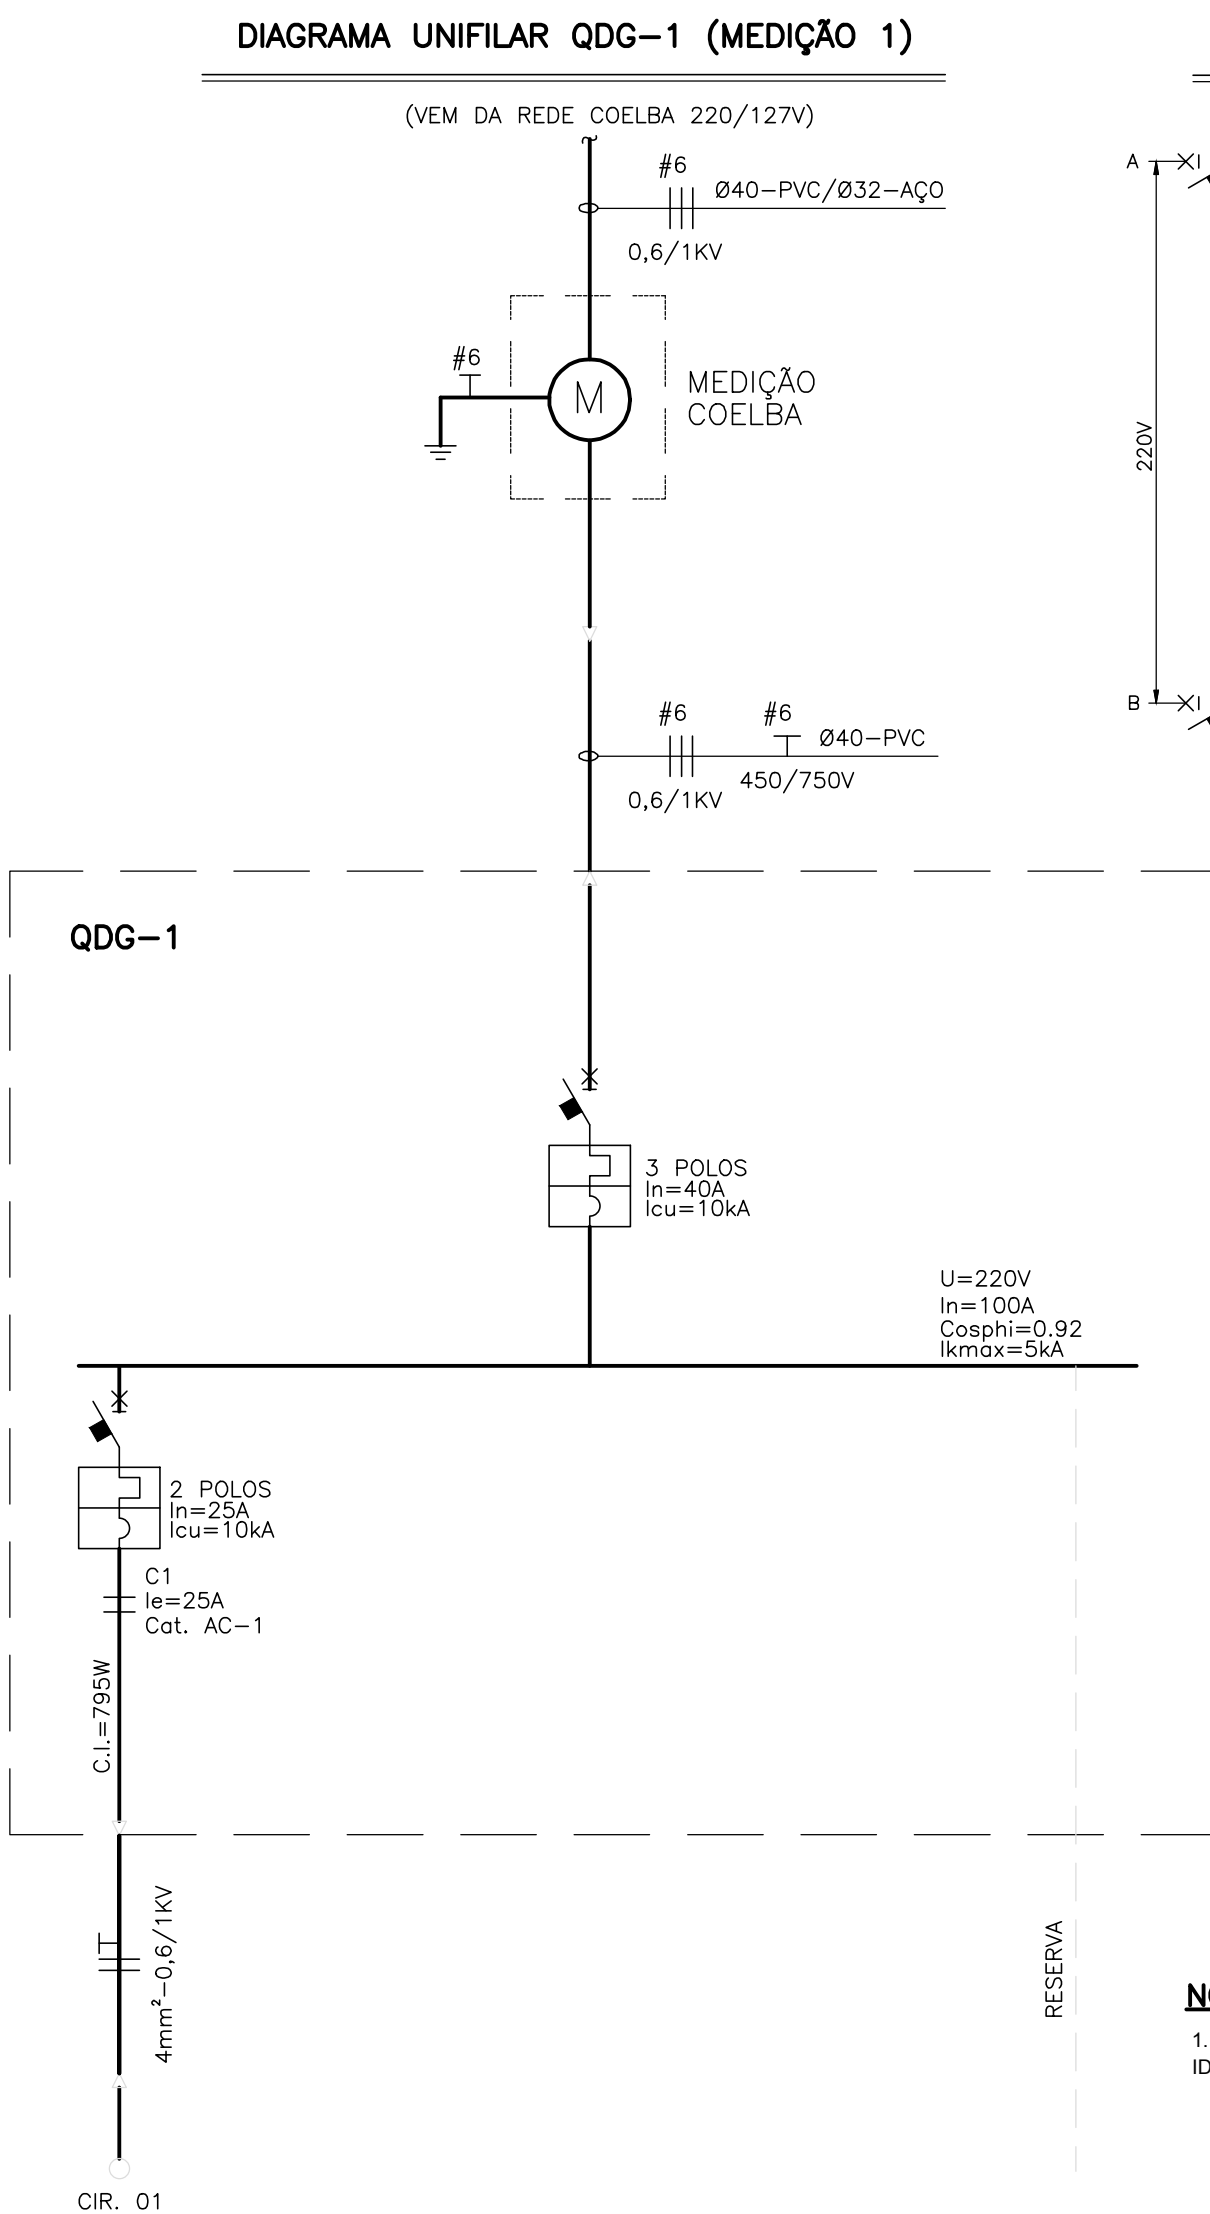

LEGENDA:

- DISJUNTOR (NÚMERO DE POLOS INDICADO).
- ATERRAMENTO
- CONTACTOR TRIPOLAR
- LUMINÁRIA PARA PISO, COM LÂMPADA LED 7,2W, REFERÊNCIA MODELO NOCTIS MAXI HIGH POWER, MARCAR SCHRÉDER OU EQUIVALENTE
- POSTE CIRCULAR METÁLICO COM 3 REFLETORES DE 400W, h=10,0m
- POSTE TIPO DE ENGASTAR, COM UMA LUMINÁRIA PARA LÂMPADA LED 230W (H=8,0M), REFERÊNCIA MODELO AKILA, MARCA SCHRÉDER OU EQUIVALENTE.
- LUMINÁRIA PARA LÂMPADA LED 51W, INSTALAÇÃO EM SUPORTE SOBRE POSTE METÁLICO TIPO DE ENGASTAR, H=4,5M (ÚTIL), REFERÊNCIA MODELO ISLA, MARCAR SCHRÉDER OU EQUIVALENTE. VER DETALHE 02 - PRANCHA 4/02
- POSTE DE CONCRETO EXISTENTE DA COELBA
- RELÉ FOTOELÉTRICO INSTALADO NO POSTE
- CAIXA DE PASSAGEM EM ALVENARIA OU CONCRETO 40X40X50 CM, COM TAMPA DE CONCRETO E FUNDO BRITADO PARA DRENAGEM
- CAIXA DE PASSAGEM EM ALVENARIA OU CONCRETO 60X60X60 CM, COM TAMPA DE CONCRETO E FUNDO BRITADO PARA DRENAGEM
- CAIXA DE PASSAGEM EM ALVENARIA, COM TAMPA DE CONCRETO E FUNDO BRITADO PARA DRENAGEM, 80X80X80 CM, QUANDO NÃO INDICADO
- CAIXA PARA MEDIÇÃO PADRÃO COELBA E QUADRO DE COMANDO E PROTEÇÃO, INSTALAÇÃO EM MURETA DE ALVENARIA CONFORME DETALHE 01 - PRANCHA 4/02
- CONDUTORES DE COBRE ISOLAÇÃO EM PVC CLASSE 0,6/1KV, INSTALAÇÃO EMBUTIDA EM ELETRODUTO FLEXÍVEL EM PEAD, A UMA PROFUNDIDADE MÍNIMA DE 0,5M, BITOLA Ø50 QUANDO NÃO INDICADO
- ELETRODUTO DE PVC RÍGIDO ROSCÁVEL, INSTALAÇÃO EMBUTIDA NO PISO A 70CM DE PROFUNDIDADE (MÍNIMO), PELO MÉTODO NÃO DESTRUTIVO
- ELETRODUTO EM PEAD PARA TRAVESSIA DE PISTA, INSTALAÇÃO EMBUTIDA NO PISO A 70 CM DE PROFUNDIDADE (MÍNIMO), PELO MÉTODO NÃO DESTRUTIVO
- CONDUTORES DE FASE E TERRA, BITOLA "B" MM², PERTENCENTES AO CIRCUITO "A" E INSTALADOS EM DUTO ØC
- Sn - POTÊNCIA APARENTE INSTALADA
- Cosphi - FATOR DE POTÊNCIA
- FU - FATOR DE UTILIZAÇÃO
- Fs - FATOR DE SIMULTANEIDADE
- Fd - FATOR DE DEMANDA
- dv - QUEDA DE TENSÃO DE CIRCUITO
- In - CORRENTE NOMINAL DA CARGA
- Ib - CORRENTE DE PROJETO
- Ik max - CORRENTE DE CURTO-CIRCUITO MÁXIMA

30/09/2016	EMIÇÃO INICIAL	FFA
DATA	DESCRIÇÃO	REVISÃO

- NOTAS:**
- OS CONDUTORES NÃO MEDIDOS (ENTRE A REDE COELBA E O MEDIDOS) DEVERÃO SER IDENTIFICADOS CONFORME PADRÃO COELBA:
 - FASE A - VERMELHO
 - FASE B - BRANCO
 - FASE C - MARROM
 - NEUTRO - AZUL CLARO
 - TERRA - VERDE
 - NUMERAÇÃO DOS CONJUNTOS DE LUMINÁRIAS
 - PREVER FITA DE SINALIZAÇÃO A SER INSTALADA NO MÍNIMO 10CM ACIMA DE CABOS OU ELETRODUTOS ENTERRADOS, EM TODA A SUA EXTENSÃO
 - A CAPACIDADE DE RUPTURA DOS MINIDISJUNTORES MODULARES "Icu" DE ACORDO COM ABNT NBR IEC 60947-2
 - OS CONDUTORES INSTALADOS NO INTERIOR DOS QUADROS DEVEM SER AGRUPADOS POR CIRCUITOS E ARRUMADOS DE MODO A QUE SE EVITE UMA MONTAGEM MAL ACABADA. OS CIRCUITOS DEVEM SER IDENTIFICADOS PELA SUA NUMERAÇÃO COM ANILHAS, DE ACORDO COM O DIAGRAMA DE CADA QUADRO
 - A IDENTIFICAÇÃO DOS QUADROS E DOS DISJUNTORES SERÁ FEITA COM PLAQUETAS DE ACRÍLICO
 - ATRÁS DE CADA PORTA DOS QUADROS, A CONTRATADA DEVERÁ APRESENTAR UM DIAGRAMA UNIFILAR DOS MESMOS, DE ACORDO COM O PROJETO
 - A FIRMA FORNECEDORA DOS QUADROS DEVERÁ APRESENTAR OS ESQUEMAS TRIFILARES, DIMENSÕES, GRAU DE PROTEÇÃO E CARACTERÍSTICAS PARA ANÁLISE DA FISCALIZAÇÃO DA OBRA

RESPONSÁVEL CONTRATANTE:

RESPONSÁVEL CONSTRUTOR:

RESPONSÁVEL PROJETISTA: ENGENHEIRO ELETRICISTA EDUARDO RIBEIRO DOS SANTOS | CREA 7524/D-PR.

SECRETARIA DE INFRAESTRUTURA HÍDRICA E SANEAMENTO

BAHIA GOVERNO DO ESTADO

Consórcio CHS HYDROS ffa

PLANO URBANÍSTICO E AMBIENTAL E PROJETOS ESPECÍFICOS PARA O VETOR IPITANGA

CONTRATANTE: SECRETARIA DE INFRAESTRUTURA HÍDRICA E SANEAMENTO - SIHS


FASE: PROJETO EXECUTIVO DISCIPLINA: ILUMINAÇÃO TEMA/PROJ. ESPECÍFICO: 3-CARANGI

TÍTULO: PRAÇA 1 - DIAGR. E QUADRO DE CARGAS Nº TEMA - Nº PRANCHA / TOTAL PRANCHAS 3-01 / 04

ENDEREÇO: ESTRADA DO RAPOSO, CASSANGE - SALVADOR/BA DATA EMISSÃO INICIAL: SET/2016 ESCALA: INDICADA

PROJETO Nº: 0365 PROJ.: DES.: DESENHO Nºº

CONF.: VERIF.: APROV.:

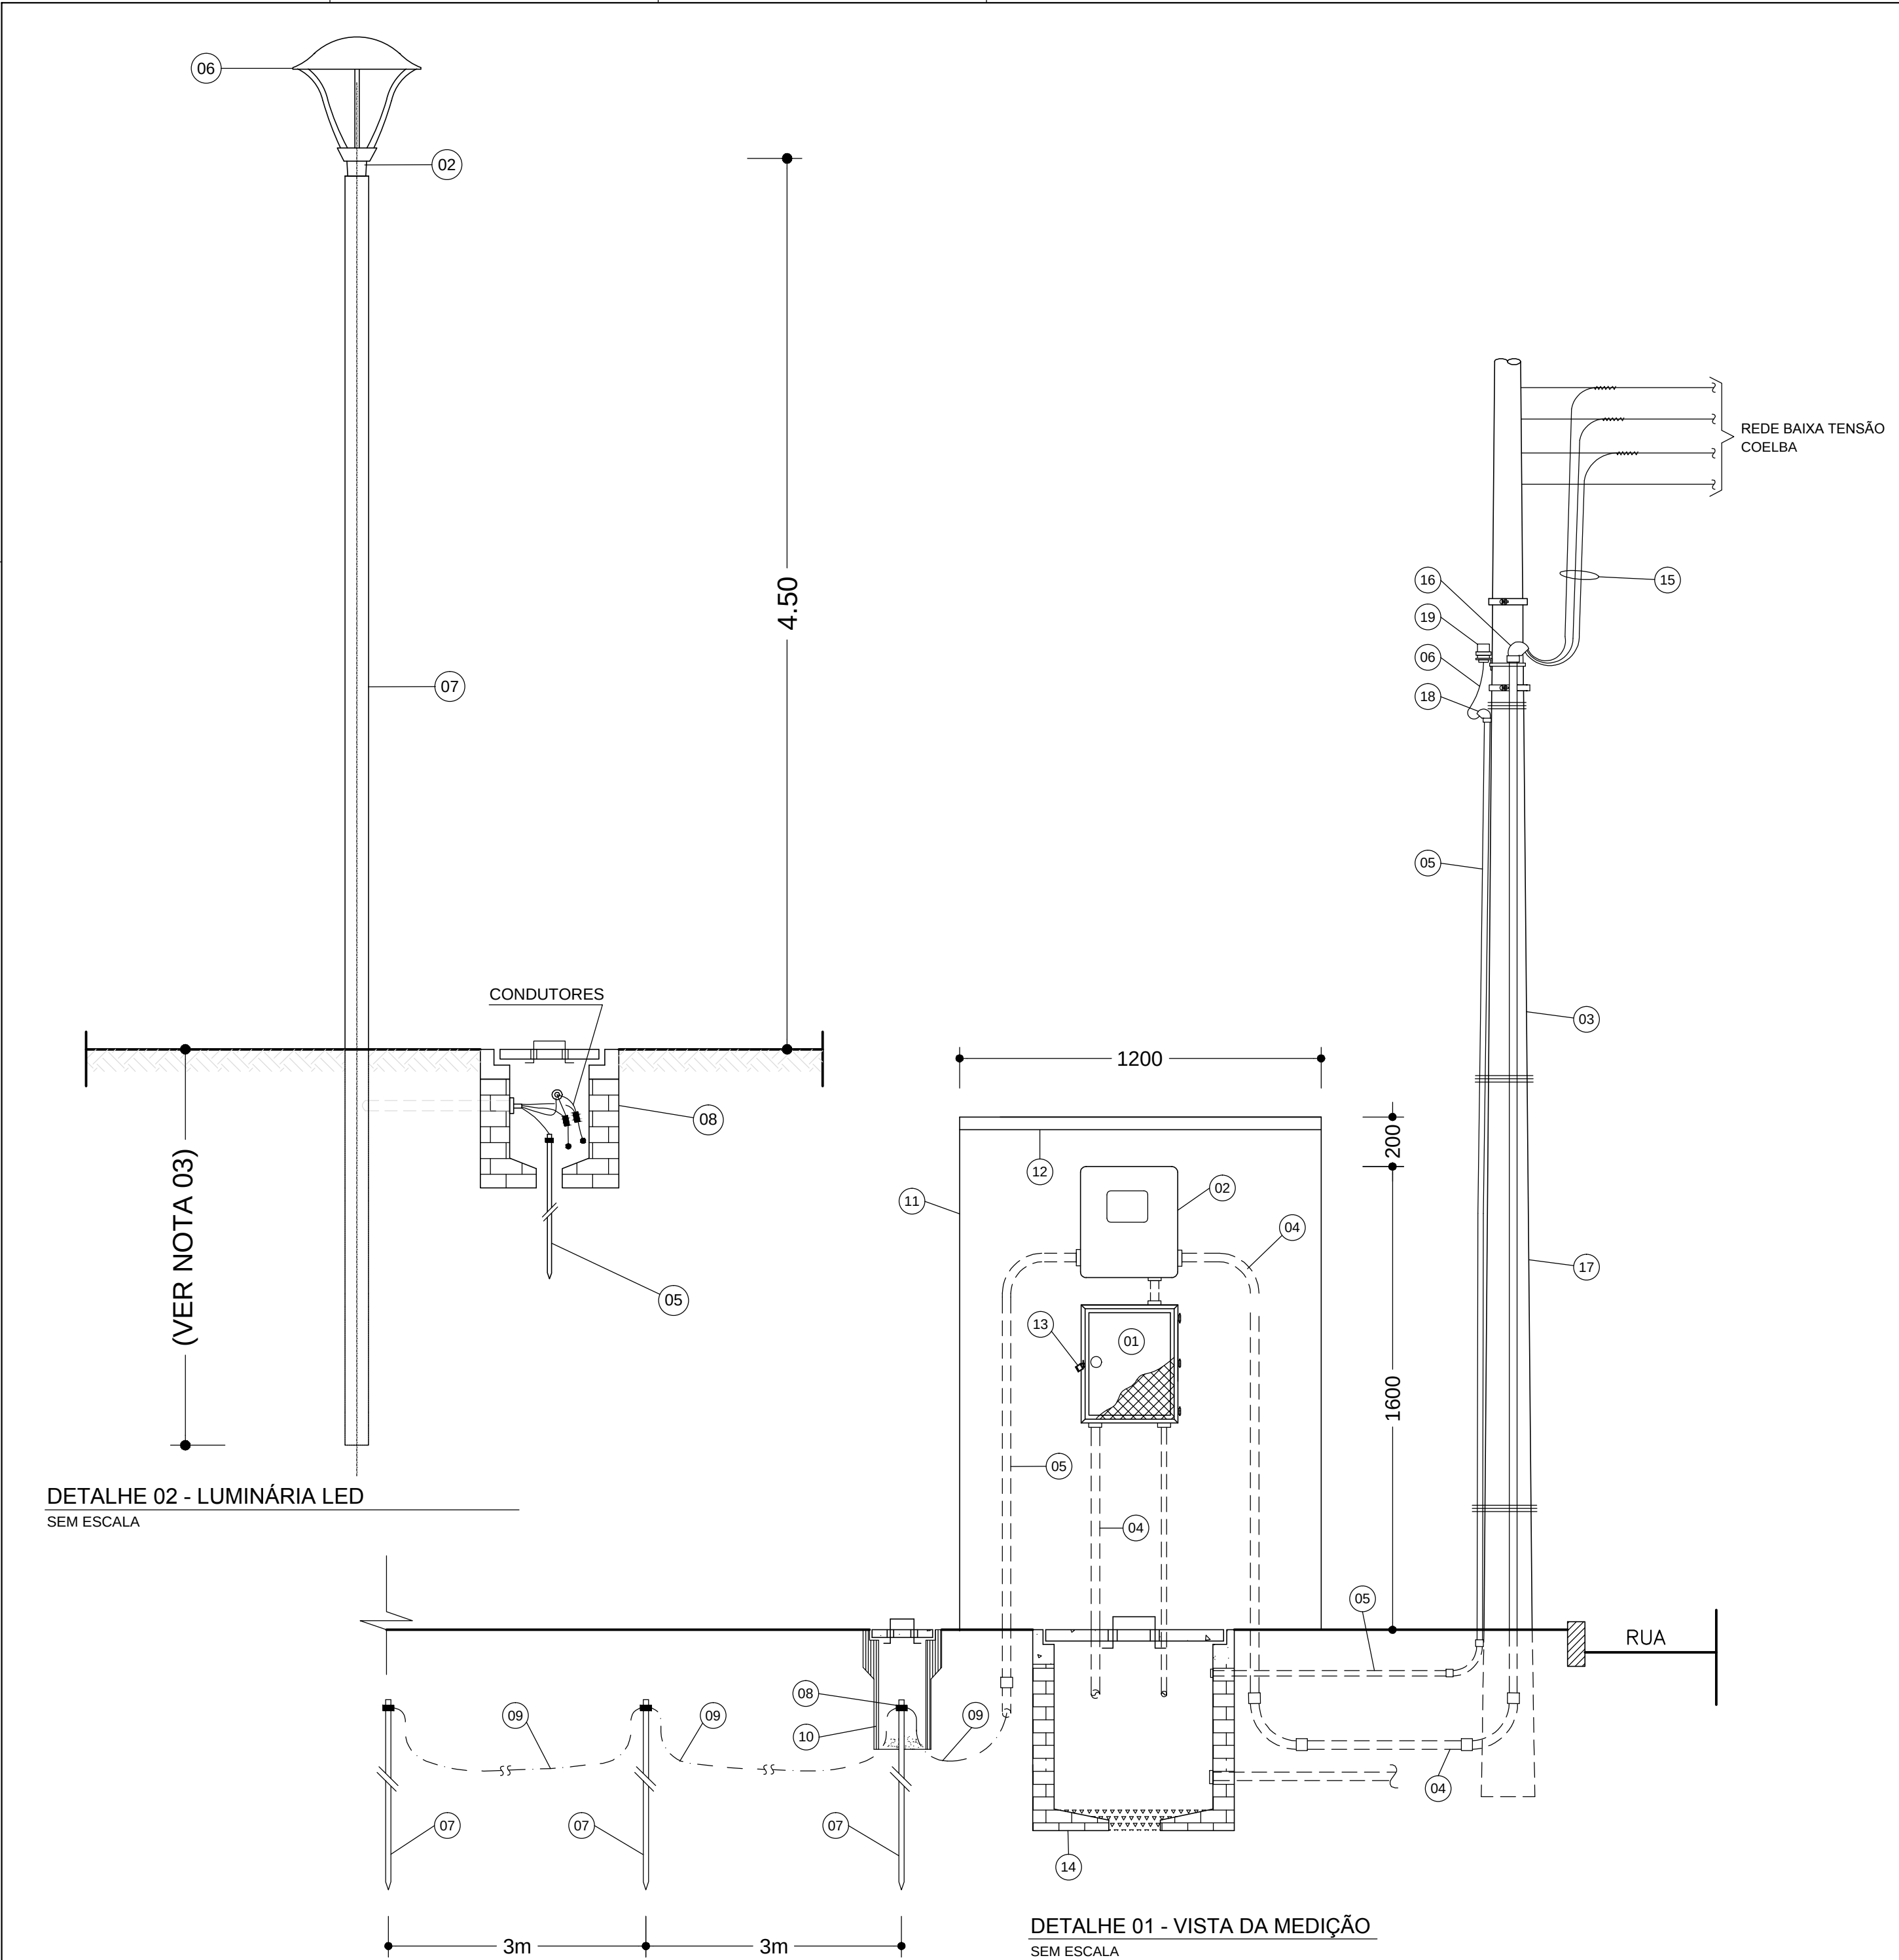

- LEGENDA DETALHES**
- 01 - SOLDA
 - 02 - SUPORTE PARA 1 PÉTALA, INSTALAÇÃO EM TOPO DE POSTE
 - 03 - CAP METÁLICO
 - 04 - PARAFUSO PRISIONEIRO
 - 05 - HASTE DE TERRA COBREADA TIPO COPPERWELD Ø 5/8 x 3,0m
 - 06 - LUMINÁRIA
 - 07 - POSTE DE AÇO GALVANIZADO
 - 08 - CAIXA EM ALVENARIA DE 40x40x50 COM TAMPA DE CONCRETO

- LEGENDA DA MEDIÇÃO**
- 01 - QUADRO DE PROTEÇÃO E DISTRIBUIÇÃO
 - 02 - CAIXA EM POLICARBONATO PARA MEDIDOR POLIFÁSICO, CONFORME PADRÃO COELBA
 - 03 - ELETRODUTO DE AÇO GALVANIZADO A FOGO, Ø 32
 - 04 - ELETRODUTO DE PVC RÍGIDO ROSCÁVEL, Ø 40
 - 05 - ELETRODUTO DE PVC RÍGIDO ROSCÁVEL, Ø 25
 - 06 - CONDUTOR DE COBRE ISOLADO EM PVC, 3 x 2,5 mm² CLASSE 0,6/1kV
 - 07 - HASTE DE TERRA COBREADA TIPO COPPERWELD Ø 5/8" x 3.0 m
 - 08 - CONECTOR DE ATERRAMENTO PARA HASTE Ø 5/8"
 - 09 - CABO DE COBRE NU Ø 6 mm²
 - 10 - CAIXA PARA INSPEÇÃO DE ATERRAMENTO EM MANILHA DE BARRO OU PVC Ø 6", COM TAMPA PARA ACESSO
 - 11 - MURETA DE ALVENARIA PARA PROTEÇÃO DO MEDIDOR E QUADRO DE DISTRIBUIÇÃO
 - 12 - COBERTURA EM CONCRETO PARA PROTEÇÃO DA MEDIÇÃO
 - 13 - DISPOSITIVO PARA FECHAMENTO POR CHAVE PADRÃO
 - 14 - CAIXA EM ALVENARIA COM TAMPA DE CONCRETO 60x60x60 cm
 - 15 - CABOS DE COBRE SINGELOS, ISOLAÇÃO EM PVC, CLASSE 0,6/1kV
 - 16 - ELBOW DE AÇO GALVANIZADO A FOGO Ø 32
 - 17 - POSTE CIRCULAR DE CONCRETO DA COELBA
 - 18 - ELBOW DE PVC Ø 25
 - 19 - RELÉ FOTOELÉTRICO COM BASE

- NOTAS:**
- TODAS AS PEÇAS METÁLICAS DEVERÃO SER GALVANIZADAS A FOGO, APÓS OS SERVIÇOS DE SOLDA, FURAÇÃO, REMOÇÃO DE REBARBAS, ETC.
 - O FABRICANTE DAS PEÇAS E DO POSTE SERÁ RESPONSÁVEL PELO DIMENSIONAMENTO MECÂNICO DOS MESMOS, CONSIDERANDO LUMINÁRIAS COM 30KG NAS DIMENSÕES INDICADAS
 - A SER DEFINIDO PELO FABRICANTE
 - O CONJUNTO POSTE/SUPORTE DAS LUMINÁRIAS E PROJETORES DEVERÁ SER PINTADO NA COR, CONFORME ESPECIFICAÇÕES TÉCNICAS.
 - REFERÊNCIAS DE LUMINÁRIAS CONFORME ESPECIFICAÇÃO TÉCNICA

30/09/2016	EMIÇÃO INICIAL	FFA
DATA	DESCRIÇÃO	REVISÃO

RESPONSÁVEL CONTRATANTE:

RESPONSÁVEL CONSTRUTOR:

RESPONSÁVEL PROJETA: ENGENHEIRO ELETRICISTA EDUARDO RIBEIRO DOS SANTOS | CREA 7524/D-PR.

SECRETARIA DE INFRAESTRUTURA HÍDRICA E SANEAMENTO

BAHIA GOVERNO DO ESTADO

Consórcio CH3 HYDROS ffa

PLANO URBANÍSTICO E AMBIENTAL
E PROJETOS ESPECÍFICOS PARA O VETOR IPITANGA

CONTRATANTE:
SECRETARIA DE INFRAESTRUTURA HÍDRICA E SANEAMENTO - SIHS

FASE: PROJETO EXECUTIVO

DISCIPLINA: ILUMINAÇÃO

TEMA/PROJ. ESPECÍFICO: 3-CARANGI

TÍTULO: PRAÇA 1 - DIAGR. E QUADRO DE CARGAS

Nº TEMA - Nº PRANCHA / TOTAL PRANCHAS: 3-02 / 04

ENDEREÇO: ESTRADA DO RAPOSO, CASSANGE - SALVADOR/BA

DATA EMISSÃO INICIAL: SET/2016

ESCALA: INDICADA

PROJETO Nº: 0365

PROJ.:


DES.:

CONF.:

VERIF.:

APROV.:

DESENHO Nº

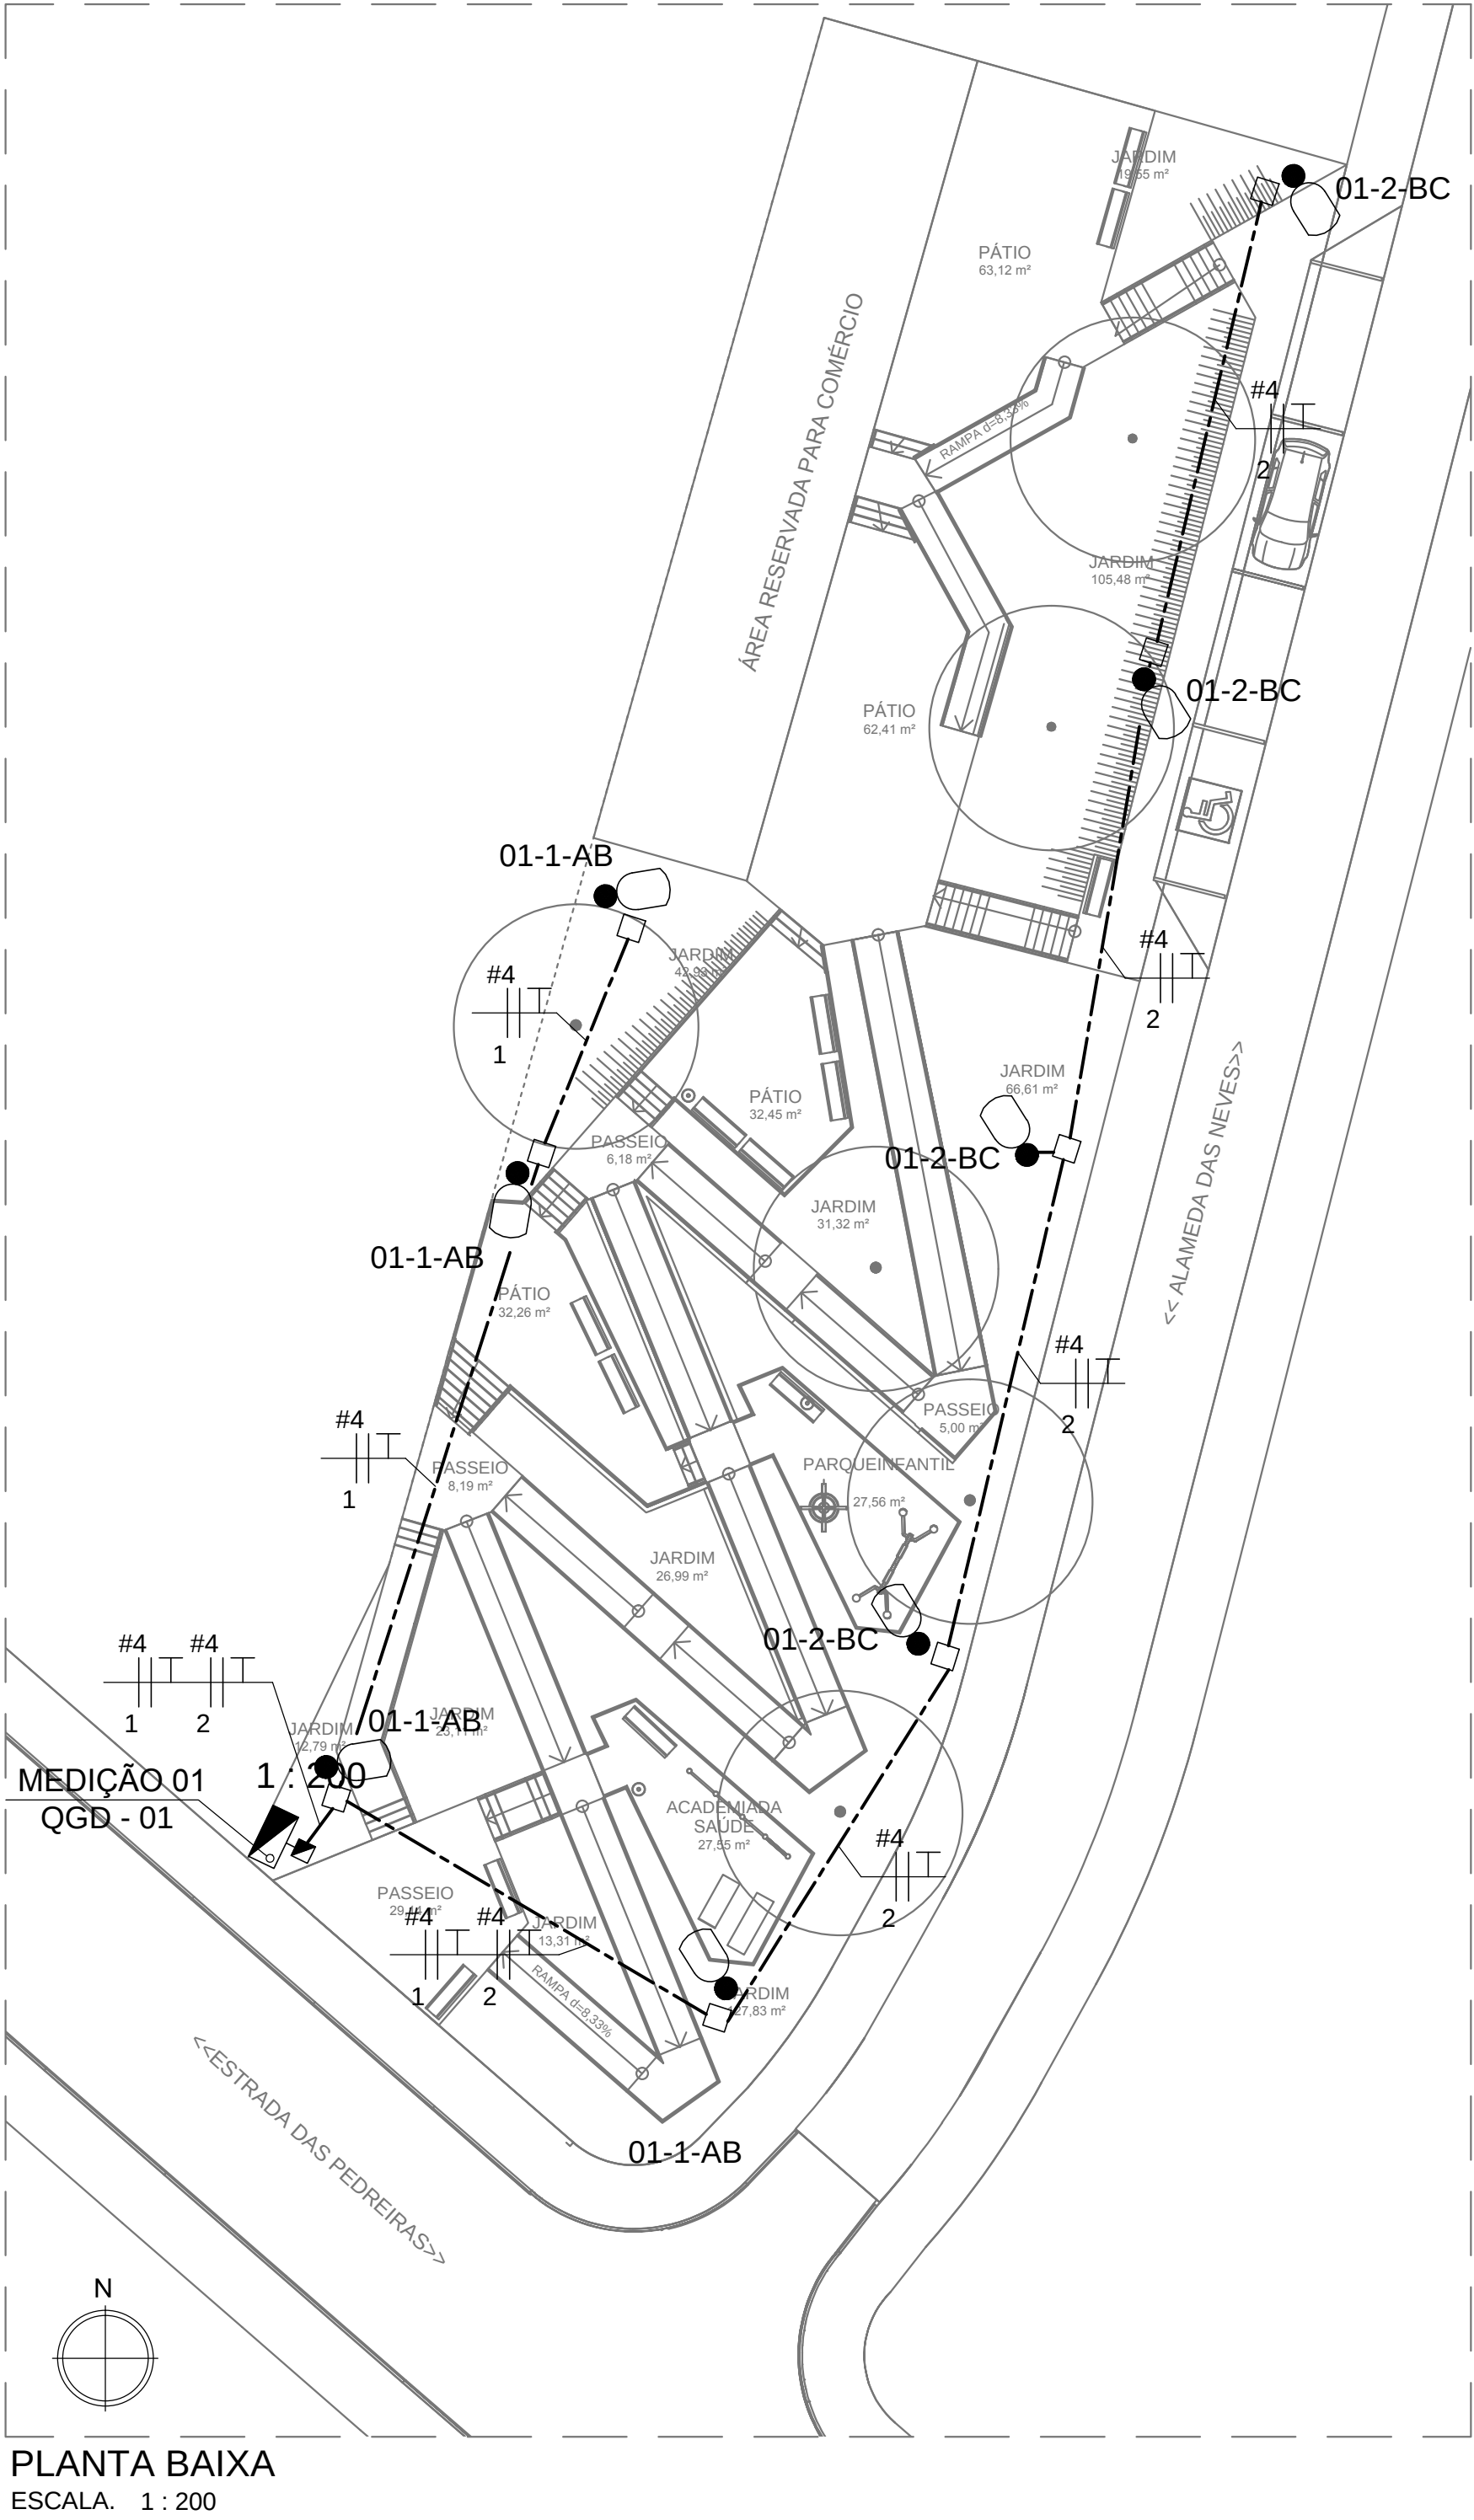

QUADRO DE CARGAS QDG—1																					
C I R C	LAMPADAS (W)					PERDA REAT. (W)					CARGA INSTALADA (W)	COS φ	CARGA INSTALADA (VA)	FATOR UTILIZAÇÃO	POTENCIA UTILIZADA (VA)	Ib (A)	ΔU (%)	TENSÃO (V)	FASES (A,B,C—N—T)	DESCRIÇÃO	
	53	150	230	400	1.000	15	25	35	35	65											
01			4								920	1	920	1	920	4,2	1,09	220	A, B	ILUMINAÇÃO PRAÇA	
02			4								920	1	920	1	920	4,2	2,80	220	B, C	ILUMINAÇÃO PRAÇA	
03																					
04																					
05											2000	0,92	2174	1	2174	9,9		220	A, C	RESERVA	
Σ POTENCIAS											3840		4014		4014						
FATOR DE SIMULTANEIDADE:											1										
DEMANDA PREVISTA:											3,84 kW / 4,02 kVA										
CORRENTE TOTAL (A):											10,54										
QUEDA DE TENSÃO TOTAL MÁXIMA CONSIDERANDO O RAMAL DE ENTRADA:											4%										

DIAGRAMA UNIFILAR QDG-1 (MEDIÇÃO 1)


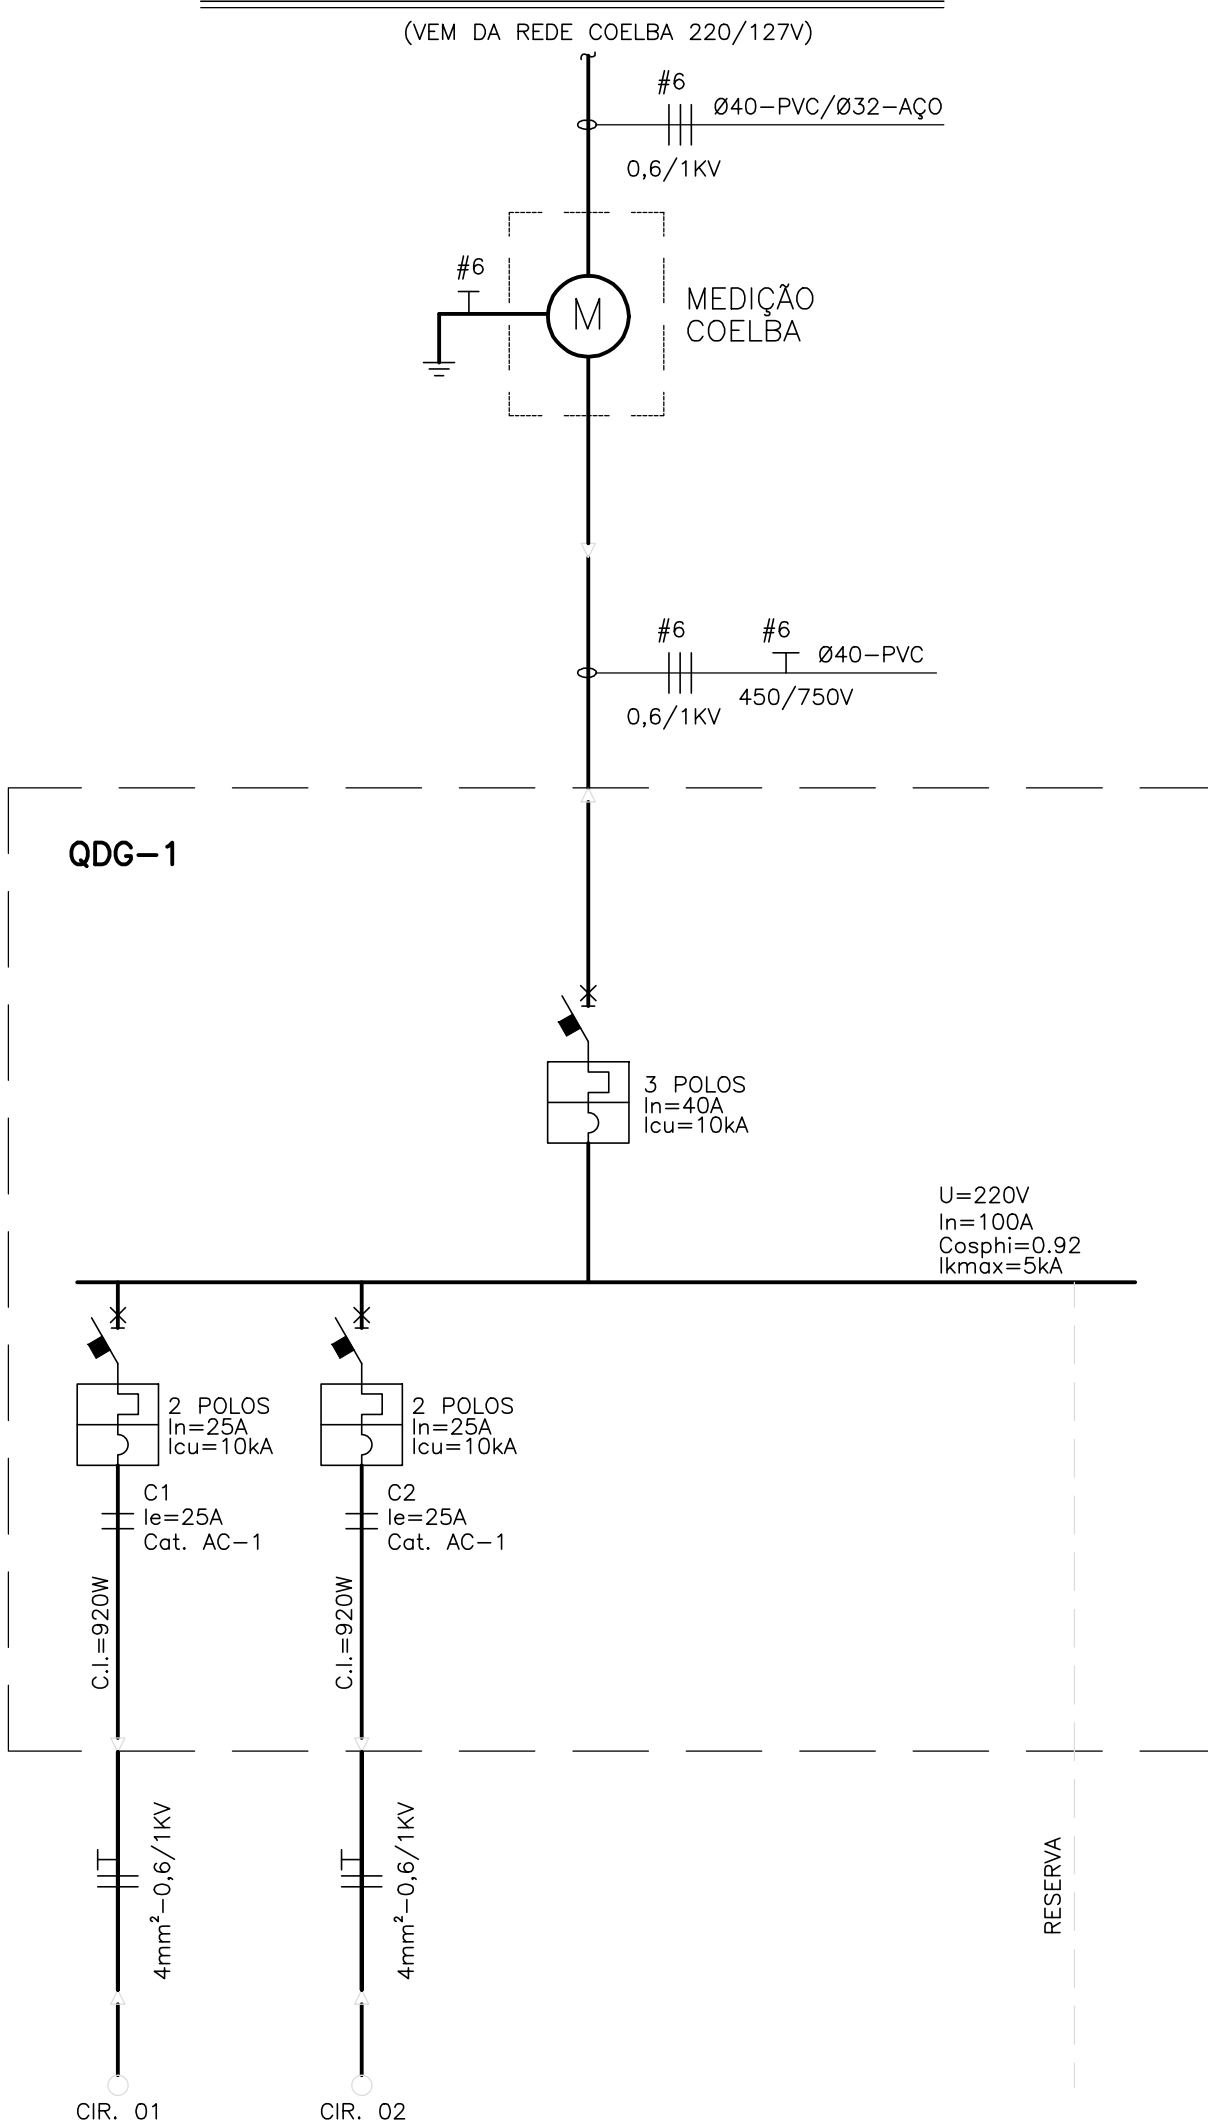


DIAGRAMA DE COMANDO QDG-1 (MEDIÇÃO 01)

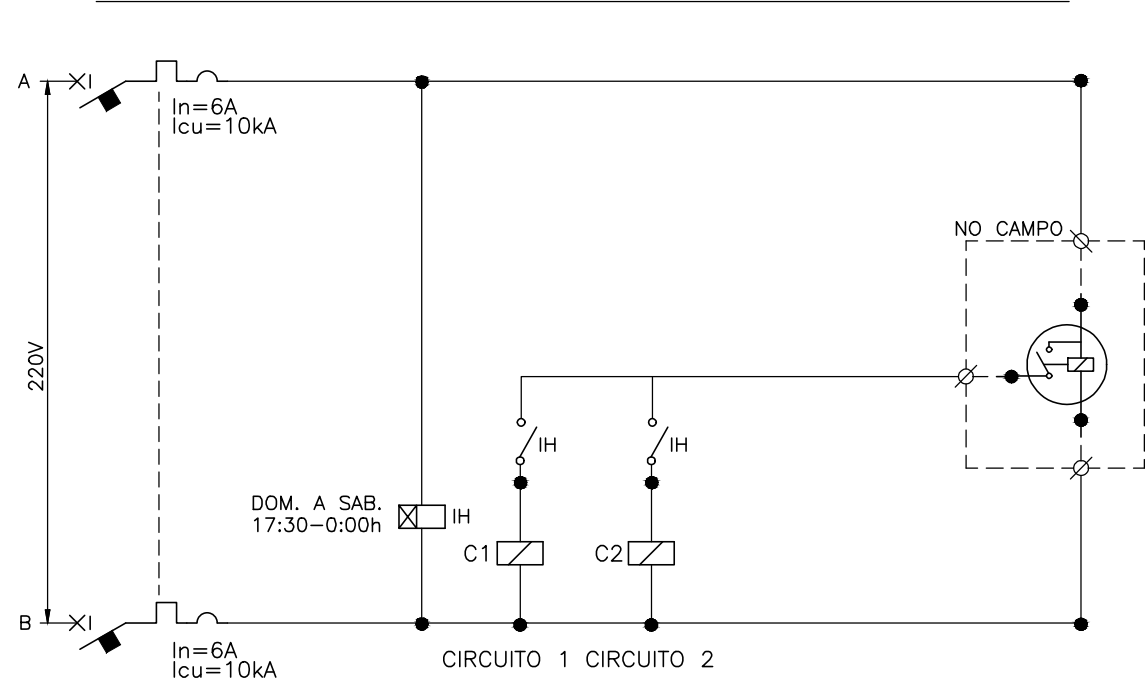

NOTAS:

- OS CONDUTORES NÃO MEDIDOS (ENTRE A REDE COELBA E O MEDIDOS) DEVERÃO SER IDENTIFICADOS CONFORME PADRÃO COELBA:
 - FASE A - VERMELHO
 - FASE B - BRANCO
 - FASE C - MARROM
 - NEUTRO - AZUL CLARO
 - TERRA - VERDE
- NUMERAÇÃO DOS CONJUNTOS DE LUMINÁRIAS
- PREVER FITA DE SINALIZAÇÃO A SER INSTALADA NO MÍNIMO 10CM ACIMA DE CABOS OU ELETRODUTOS ENTERRADOS, EM TODA A SUA EXTENSÃO
- A CAPACIDADE DE RUPTURA DOS MINIDISJUNTORES MODULARES "Icu" DE ACORDO COM ABNT NBR IEC 60947-2
- OS CONDUTORES INSTALADOS NO INTERIOR DOS QUADROS DEVERM SER AGRUPADOS POR CIRCUITOS E ARRUMADOS DE MODO A QUE SE EVITE UMA MONTAGEM MAL ACABADA. OS CIRCUITOS DEVERM SER IDENTIFICADOS PELA SUA NUMERAÇÃO COM ANILHAS, DE ACORDO COM O DIAGRAMA DE CADA QUADRO
- A IDENTIFICAÇÃO DOS QUADROS E DOS DISJUNTORES SERÁ FEITA COM PLAQUETAS DE ACRÍLICO
- ATRÁS DE CADA PORTA DOS QUADROS, A CONTRATADA DEVERÁ APRESENTAR UM DIAGRAMA UNIFILAR DOS MESMOS, DE ACORDO COM O PROJETO
- A FIRMA FORNECEDORA DOS QUADROS DEVERÁ APRESENTAR OS ESQUEMAS TRIFILARES, DIMENSÕES, GRAU DE PROTEÇÃO E CARACTERÍSTICAS PARA ANÁLISE DA FISCALIZAÇÃO DA OBRA

LEGENDA:

- DISJUNTOR (NÚMERO DE POLOS INDICADO).
- ATERRAMENTO
- CONTACTOR TRIPOLAR
- LUMINÁRIA PARA PISO, COM LÂMPADA LED 7,2W, REFERÊNCIA MODELO NOCTIS MAXI HIGH POWER, MARCAR SCHRÉDER OU EQUIVALENTE
- POSTE CIRCULAR METÁLICO COM 3 REFLETORES DE 400W, h=10,0m
- POSTE TIPO DE ENGASTAR, COM UMA LUMINÁRIA PARA LÂMPADA LED 230W (H=8,0M), REFERÊNCIA MODELO AKILA, MARCA SCHRÉDER OU EQUIVALENTE.
- LUMINÁRIA PARA LÂMPADA LED 51W, INSTALAÇÃO EM SUPORTE SOBRE POSTE METÁLICO TIPO DE ENGASTAR, H=4,5M (UTIL), REFERÊNCIA MODELO ISLA, MARCAR SCHRÉDER OU EQUIVALENTE. VER DETALHE 02 - PRANCHA 4/02
- POSTE DE CONCRETO EXISTENTE DA COELBA
- RELÉ FOTOELÉTRICO INSTALADO NO POSTE
- CAIXA DE PASSAGEM EM ALVENARIA OU CONCRETO 40X40X50 CM, COM TAMPA DE CONCRETO E FUNDO BRITADO PARA DRENAGEM
- CAIXA DE PASSAGEM EM ALVENARIA OU CONCRETO 60X60X60 CM, COM TAMPA DE CONCRETO E FUNDO BRITADO PARA DRENAGEM
- CAIXA DE PASSAGEM EM ALVENARIA, COM TAMPA DE CONCRETO E FUNDO BRITADO PARA DRENAGEM, 80X80X80 CM, QUANDO NÃO INDICADO
- CAIXA PARA MEDIÇÃO PADRÃO COELBA E QUADRO DE COMANDO E PROTEÇÃO, INSTALAÇÃO EM MURETA DE ALVENARIA CONFORME DETALHE 01 - PRANCHA 4/02
- CONDUTORES DE COBRE ISOLAÇÃO EM PVC CLASSE 0,6/1KV, INSTALAÇÃO EMBUTIDA EM ELETRODUTO FLEXÍVEL EM PEAD, A UMA PROFUNDIDADE MÍNIMA DE 0,5M, BITOLA Ø50 QUANDO NÃO INDICADO
- ELETRODUTO DE PVC RÍGIDO ROSCÁVEL, INSTALAÇÃO EMBUTIDA NO PISO A 70CM DE PROFUNDIDADE (MÍNIMO), PELO MÉTODO NÃO DESTRUTIVO
- ELETRODUTO EM PEAD PARA TRAVESSIA DE PISTA, INSTALAÇÃO EMBUTIDA NO PISO A 70 CM DE PROFUNDIDADE (MÍNIMO), PELO MÉTODO NÃO DESTRUTIVO
- CONDUTORES DE FASE E TERRA, BITOLA "B" MM², PERTENCENTES AO CIRCUITO "A" E INSTALADOS EM DUTO ØC
- POTÊNCIA APARENTE INSTALADA
- FATOR DE POTÊNCIA
- FATOR DE UTILIZAÇÃO
- FATOR DE SIMULTANEIDADE
- FATOR DE DEMANDA
- QUEDA DE TENSÃO DE CIRCUITO
- CORRENTE NOMINAL DA CARGA
- CORRENTE DE PROJETO
- CORRENTE DE CURTO-CIRCUITO MÁXIMA

30/09/2016	EMIÇÃO INICIAL	FFA
DATA	DESCRIÇÃO	REVISÃO

RESPONSÁVEL CONTRATANTE:

RESPONSÁVEL CONSTRUTOR:

RESPONSÁVEL PROJETA: ENGENHEIRO ELETRICISTA EDUARDO RIBEIRO DOS SANTOS | CREA 7524/D-PR.

SECRETARIA DE INFRAESTRUTURA HÍDRICA E SANEAMENTO

BAHIA GOVERNO DO ESTADO

Consórcio CHS HYDROS ffa


PLANO URBANÍSTICO E AMBIENTAL E PROJETOS ESPECÍFICOS PARA O VETOR IPITANGA

CONTRATANTE: SECRETARIA DE INFRAESTRUTURA HÍDRICA E SANEAMENTO - SIHS

FASE: PROJETO EXECUTIVO	DISCIPLINA: ILUMINAÇÃO	TEMA/PROJ. ESPECÍFICO: 3-CARANGI
TÍTULO: PRAÇA 2 - DIAGR. E QUADRO DE CARGAS		Nº TEMA - Nº PRANCHA / TOTAL PRANCHAS
		3-03 / 04

ENDEREÇO: ESTRADA DO RAPOSO, CASSANGE - SALVADOR/BA		DATA EMISSÃO INICIAL: SET/2016	ESCALA: INDICADA
PROJETO Nº: 0365	PROJ.: CONF.: VERIF.:	DES.: APROV.:	DESENHO Nº

1301-IMP-E4_ILM_CorangiPg02-40(2016-08-24)

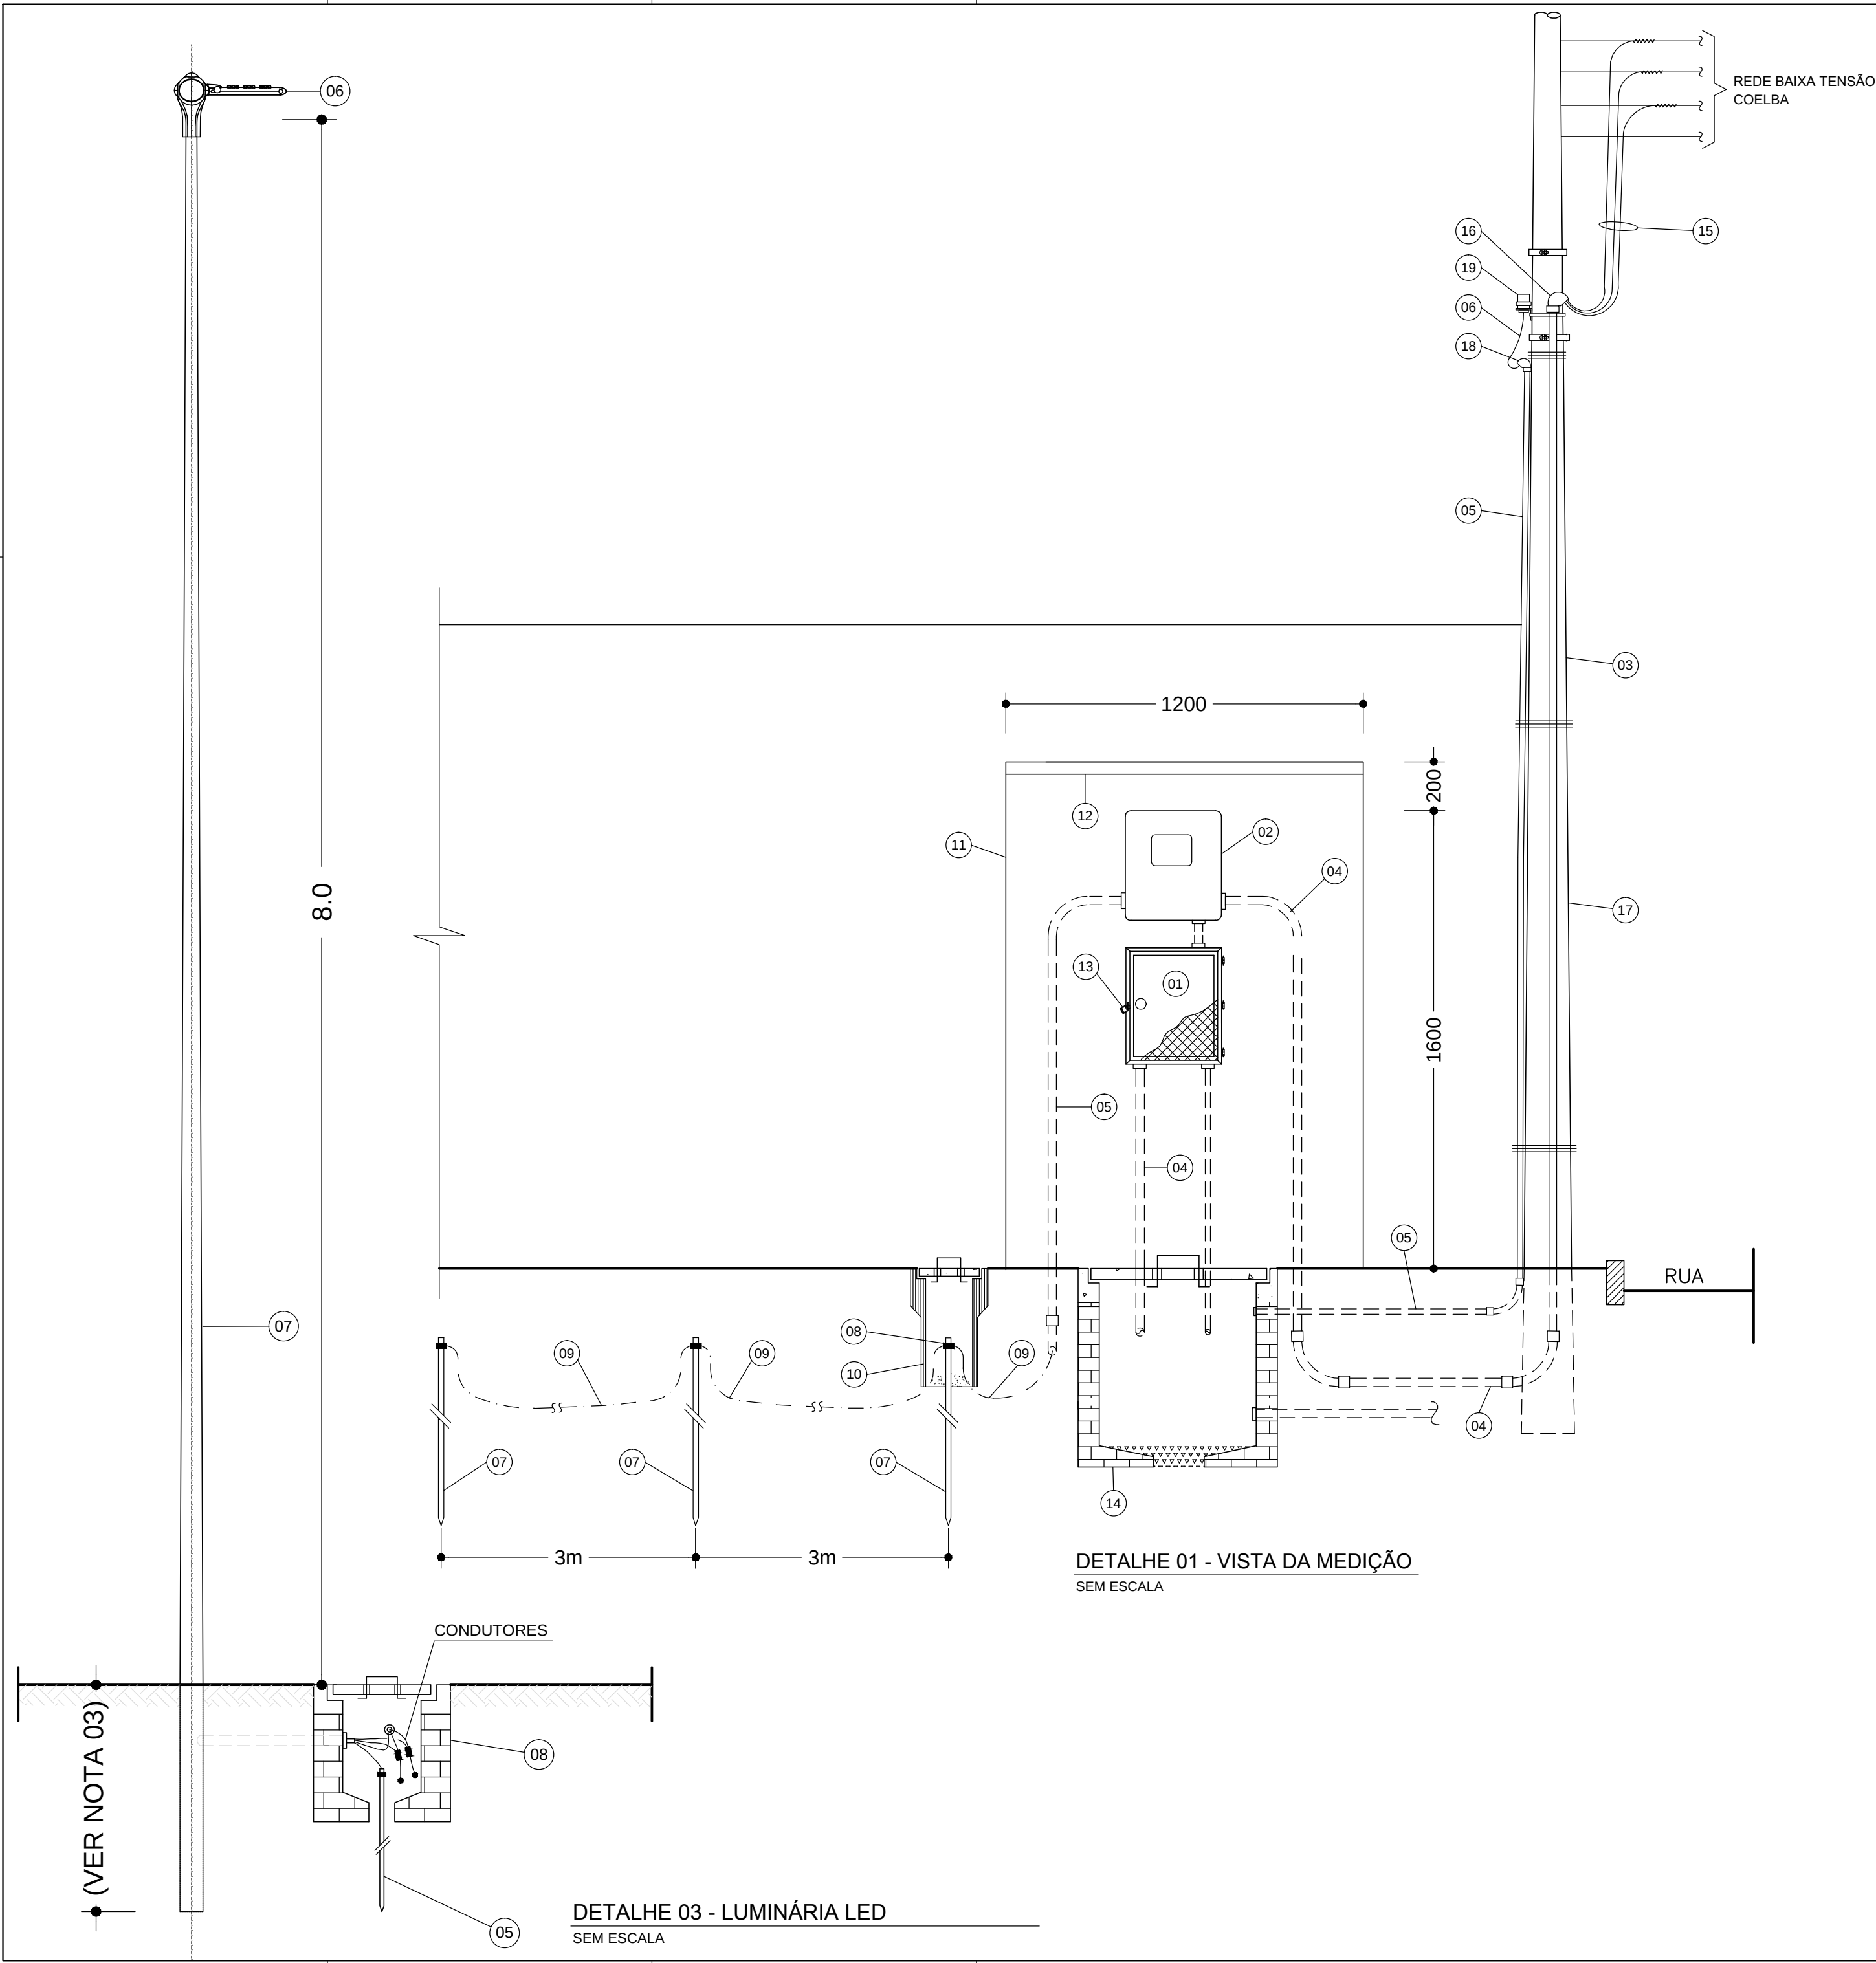

- LEGENDA DETALHES**
- 01 - SOLDA
 - 02 - SUPORTE PARA 1 PÉTALA, INSTALAÇÃO EM TOPO DE POSTE
 - 03 - CAP METÁLICO
 - 04 - PARAFUSO PRISIONEIRO
 - 05 - HASTE DE TERRA COBREADA TIPO COPPERWELD Ø 5/8 x 3,0m
 - 06 - LUMINÁRIA
 - 07 - POSTE DE AÇO GALVANIZADO
 - 08 - CAIXA EM ALVENARIA DE 40x40x50 COM TAMPA DE CONCRETO

- LEGENDA DA MEDIÇÃO**
- 01 - QUADRO DE PROTEÇÃO E DISTRIBUIÇÃO
 - 02 - CAIXA EM POLICARBONATO PARA MEDIDOR POLIFÁSICO, CONFORME PADRÃO COELBA
 - 03 - ELETRODUTO DE AÇO GALVANIZADO A FOGO, Ø 32
 - 04 - ELETRODUTO DE PVC RÍGIDO ROSCÁVEL, Ø 40
 - 05 - ELETRODUTO DE PVC RÍGIDO ROSCÁVEL, Ø 25
 - 06 - CONDUTOR DE COBRE ISOLADO EM PVC, 3 x 2,5 mm² CLASSE 0,6/1kV
 - 07 - HASTE DE TERRA COBREADA TIPO COPPERWELD Ø 5/8" x 3.0 m
 - 08 - CONECTOR DE ATERRAMENTO PARA HASTE Ø 5/8"
 - 09 - CABO DE COBRE NU Ø 6 mm²
 - 10 - CAIXA PARA INSPEÇÃO DE ATERRAMENTO EM MANILHA DE BARRO OU PVC Ø 6", COM TAMPA PARA ACESSO
 - 11 - MURETA DE ALVENARIA PARA PROTEÇÃO DO MEDIDOR E QUADRO DE DISTRIBUIÇÃO
 - 12 - COBERTURA EM CONCRETO PARA PROTEÇÃO DA MEDIÇÃO
 - 13 - DISPOSITIVO PARA FECHAMENTO POR CHAVE PADRÃO
 - 14 - CAIXA EM ALVENARIA COM TAMPA DE CONCRETO 60x60x60 cm
 - 15 - CABOS DE COBRE SINGELOS, ISOLAÇÃO EM PVC, CLASSE 0,6/1kV
 - 16 - ELBOW DE AÇO GALVANIZADO A FOGO Ø 32
 - 17 - POSTE CIRCULAR DE CONCRETO DA COELBA
 - 18 - ELBOW DE PVC Ø 25
 - 19 - RELÉ FOTOELÉTRICO COM BASE

- NOTAS:**
- TODAS AS PEÇAS METÁLICAS DEVERÃO SER GALVANIZADAS A FOGO, APÓS OS SERVIÇOS DE SOLDA, FURAÇÃO, REMOÇÃO DE REBARBAS, ETC.
 - O FABRICANTE DAS PEÇAS E DO POSTE SERÁ RESPONSÁVEL PELO DIMENSIONAMENTO MECÂNICO DOS MESMOS, CONSIDERANDO LUMINÁRIAS COM 30KG NAS DIMENSÕES INDICADAS
 - A SER DEFINIDO PELO FABRICANTE
 - O CONJUNTO POSTE/SUPORTE DAS LUMINÁRIAS E PROJETOES DEVERÁ SER PINTADO NA COR, CONFORME ESPECIFICAÇÕES TÉCNICAS.
 - REFERÊNCIAS DE LUMINÁRIAS CONFORME ESPECIFICAÇÃO TÉCNICA

30/09/2016	EMIÇÃO INICIAL	FFA
DATA	DESCRIÇÃO	REVISÃO

RESPONSÁVEL CONTRATANTE:

RESPONSÁVEL CONSTRUTOR:

RESPONSÁVEL PROJETISTA: ENGENHEIRO ELETRICISTA EDUARDO RIBEIRO DOS SANTOS | CREA 7524/D-PR.

SECRETARIA DE INFRAESTRUTURA HÍDRICA E SANEAMENTO

BAHIA GOVERNO DO ESTADO

Consórcio CHS HYDROS ffa

PLANO URBANÍSTICO E AMBIENTAL
E PROJETOS ESPECÍFICOS PARA O VETOR IPITANGA

CONTRATANTE:
SECRETARIA DE INFRAESTRUTURA HÍDRICA E SANEAMENTO - SIHS

FASE:
PROJETO EXECUTIVO

DISCIPLINA:
ILUMINAÇÃO

TEMA/PROJ. ESPECÍFICO:
3-CARANGI

TÍTULO:
PRAÇA 1 - DIAGR. E QUADRO DE CARGAS

Nº TEMA - Nº PRANCHA / TOTAL PRANCHAS
3-04 / 04

ENDEREÇO:
ESTRADA DO RAPOSO, CASSANGE - SALVADOR/BA

DATA EMISSÃO INICIAL:
SET/2016

ESCALA:
INDICADA

PROJETO Nº:
0365

PROJ.:
VERIF.:

DES.:
APROV.:

DESENHO Nº